



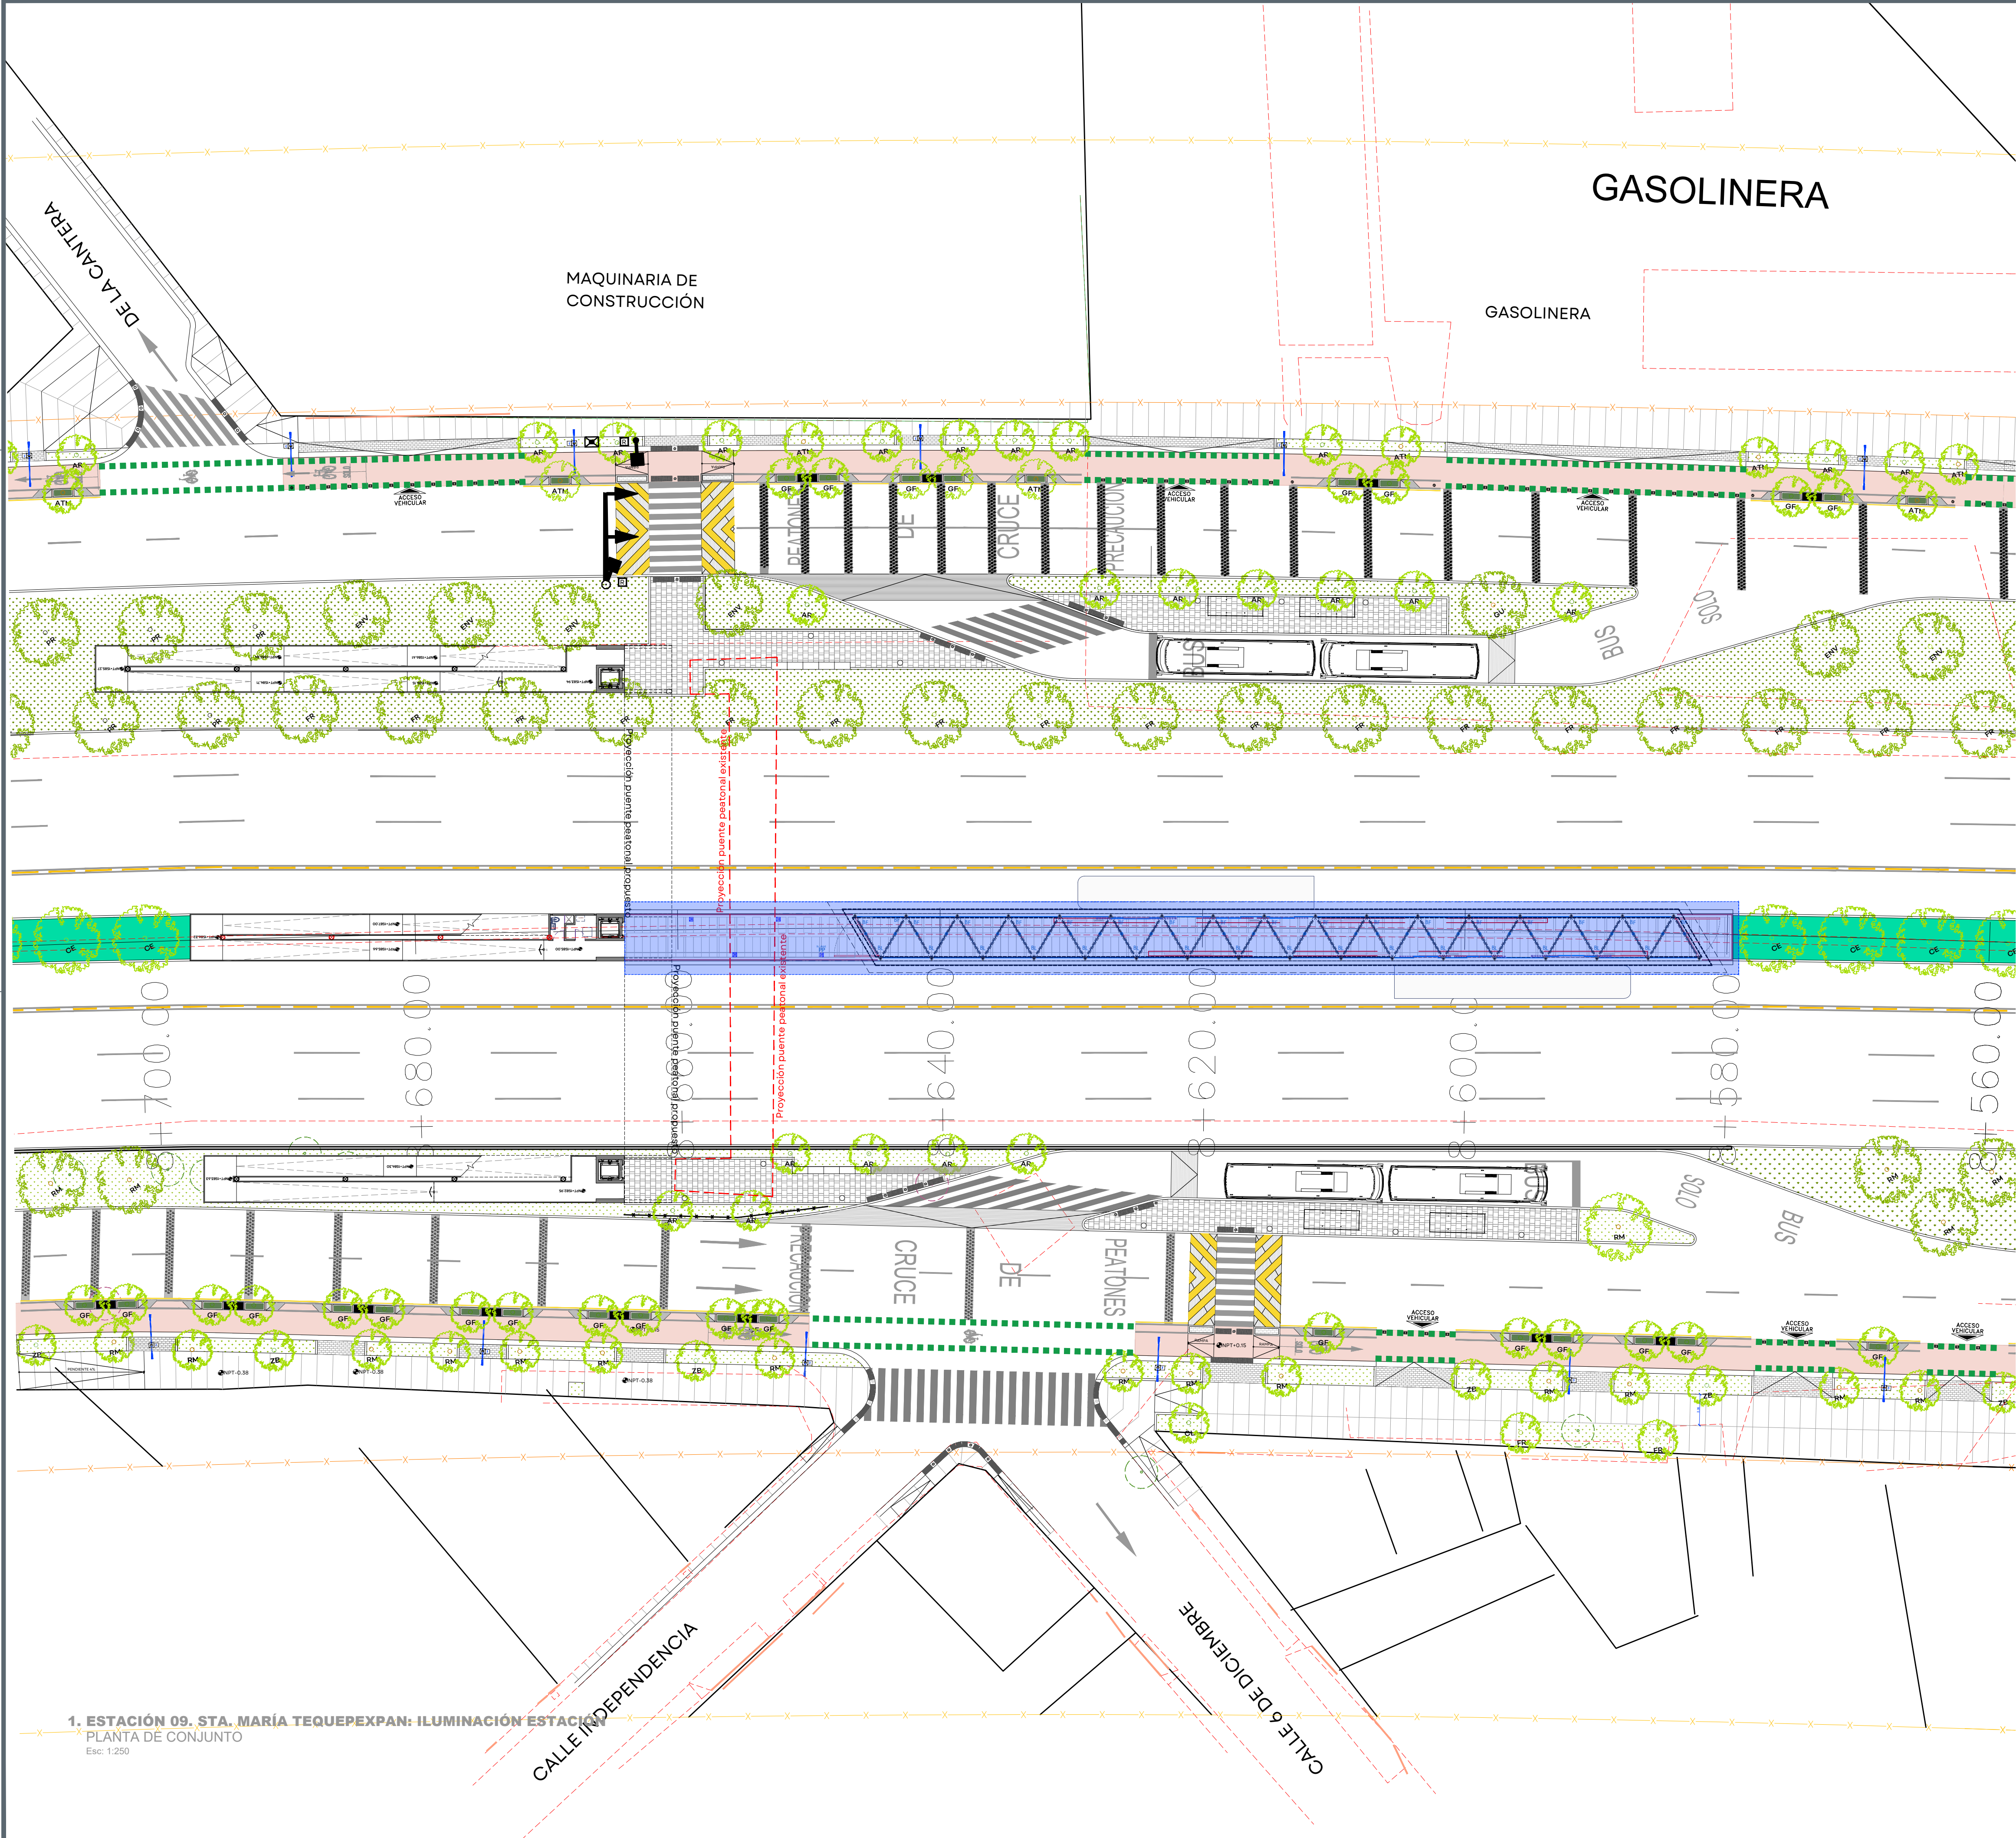

ACCIONES:

Construcción de albañilería, acabados, fachadas de cristal y puertas, instalación hidrosanitaria, muebles de baño, señalética, mobiliario, botallantas, nariz, herrería en estación y andén para la estación de Mi Macro Periférico.

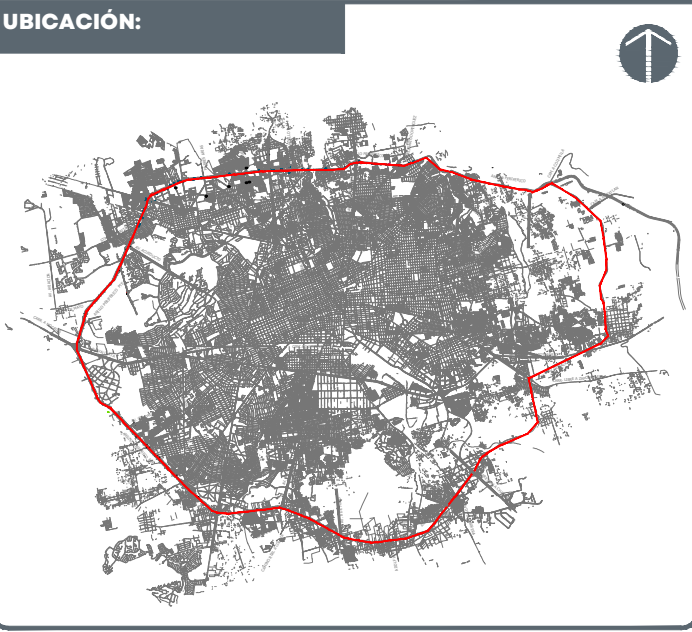

- NOTAS:**
- INDICA NOMENCLATURA DE EJE
 - INDICA NIVEL EN ALZADO Y/O SECCIÓN
 - INDICA NOMBRE DEL ESPACIO
 - INDICA NIVEL DE PISO TERMINADO
 - INDICA ESCALERA Y/O RAMPA
 - INDICA COTA A EJE
 - INDICA NIVEL DE LECHO BAJO DE LOSA
 - INDICA NIVEL DE LECHO SOBRE DE LOSA
 - INDICA NIVEL DE LECHO BAJO DE TRABE
 - INDICA NIVEL DE LECHO BAJO DE VIGA
 - INDICA ALTURA DE CERRAMIENTO
 - INDICA LLAMADA A NOTA
 - INDICA NIVEL DE PISO Y TECHO TERMINADOS
 - INDICA NIVEL DE PISO Y TECHO INCLINADO TERMINADOS
 - INDICA SIMBOLOGÍA DE MOBILIARIO FIJO
 - INDICA TIPO DE MOBILIARIO
 - INDICA NUMERO IDENTIFICACIÓN CONSECUTIVO

NOTA: LA SEPARACIÓN ENTRE EL ENCHAPE Y MOBILIARIO DEBE SER 6"

AUTORIZACIÓN:

Arq. Douglas Rodríguez Perea
Director General de Arquitectura y Urbanismo

Arq. Daniel Benítez Núñez
Director de Diseño Urbano

DATOS GENERALES:

Localización: Circuito Periférico.
Municipio: Zona Metropolitana de Guadalajara

PROYECTO:

Construcción de instalación eléctrica, voz y datos, CCTV, sistema de paneles solares, emergencia, contraincendios y Red Jalisco para la estación de Mi Macro Periférico, ubicada a la altura de la calle La Cantera, en el municipio de San Pedro Tlaquepaque, Jalisco.

CONTENIDO:

ESTACIÓN 09. STA. MARÍA TEQUEPEXPAN
ILUMINACIÓN

ESCALA: INDICADA


FECHA: Mar. 2026

CLAVE DE PLANO: ILU_01




CORREDOR INTEGRAL DE MOVILIDAD URBANA PERIFÉRICO.SIOP-E-ESTACION-OB-LP-0104-2026


1. ESTACIÓN 09. STA. MARÍA TEQUEPEXPAN: ILUMINACIÓN ESTACIÓN
PLANTA DE CONJUNTO
Esc: 1:250

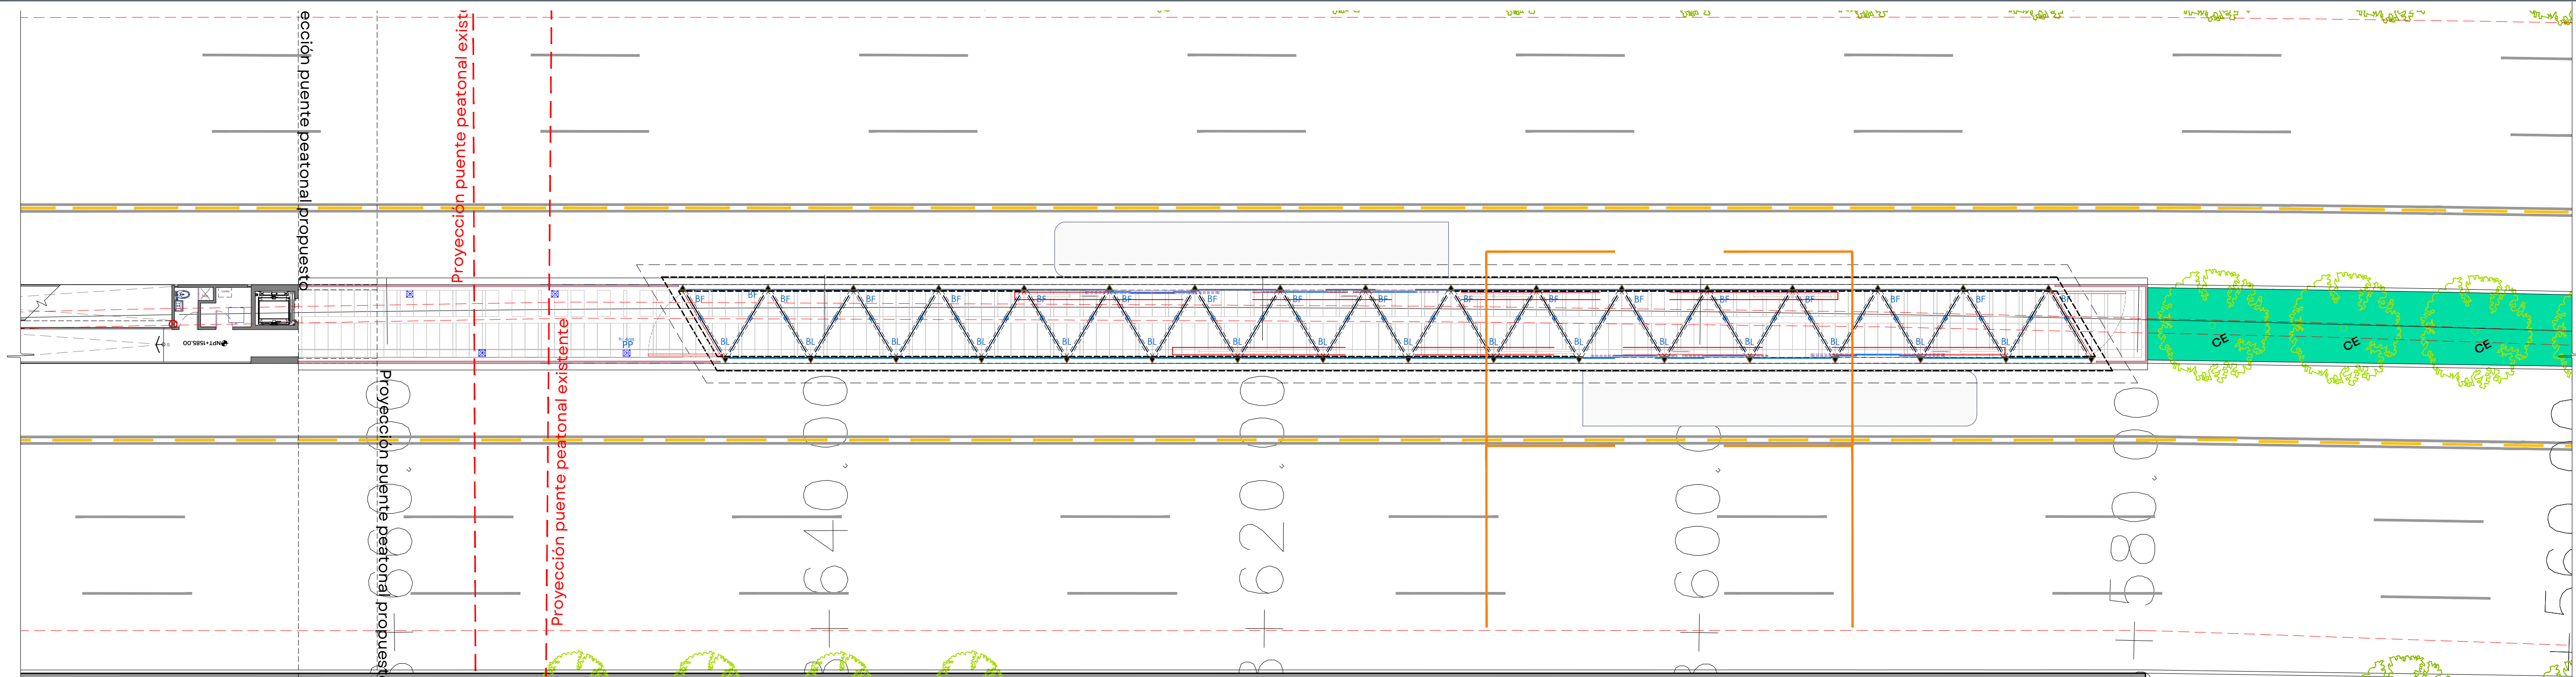


1. ESTACIÓN 09. STA. MARÍA TEQUEPEXPAN: ILUMINACIÓN EN ESTACIÓN
PLANTA BAJA DE MÓDULO ESTACIÓN 3.60X70 - PROYECTO DE ILUMINACIÓN
Escala: 1:125

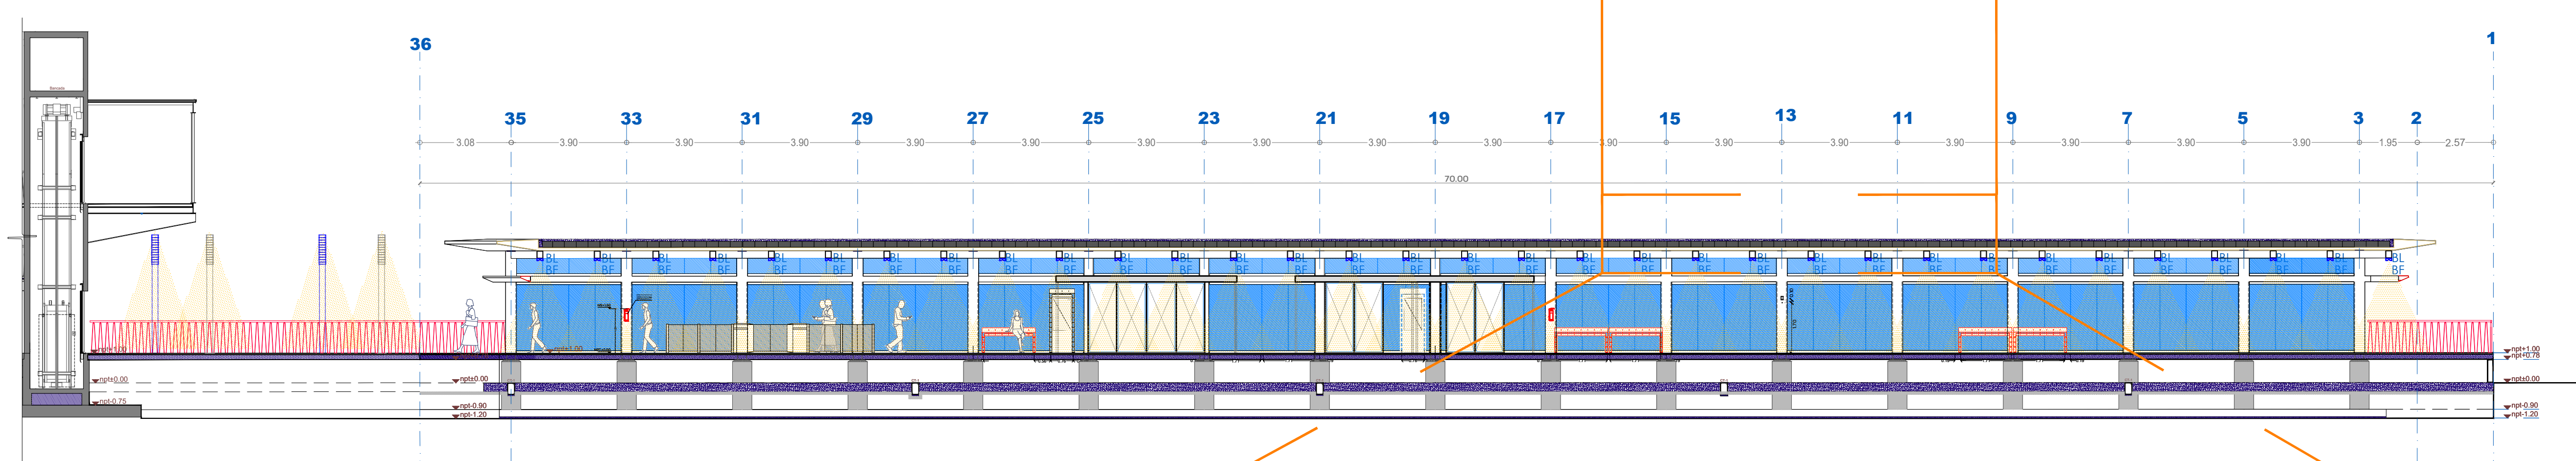


2. ESTACIÓN 09. STA. MARÍA TEQUEPEXPAN: ILUMINACIÓN EN ESTACIÓN
SECCIÓN LONGITUDINAL DE MÓDULO ESTACIÓN 3.60X70 - PROYECTO DE ILUMINACIÓN
Escala: 1:125

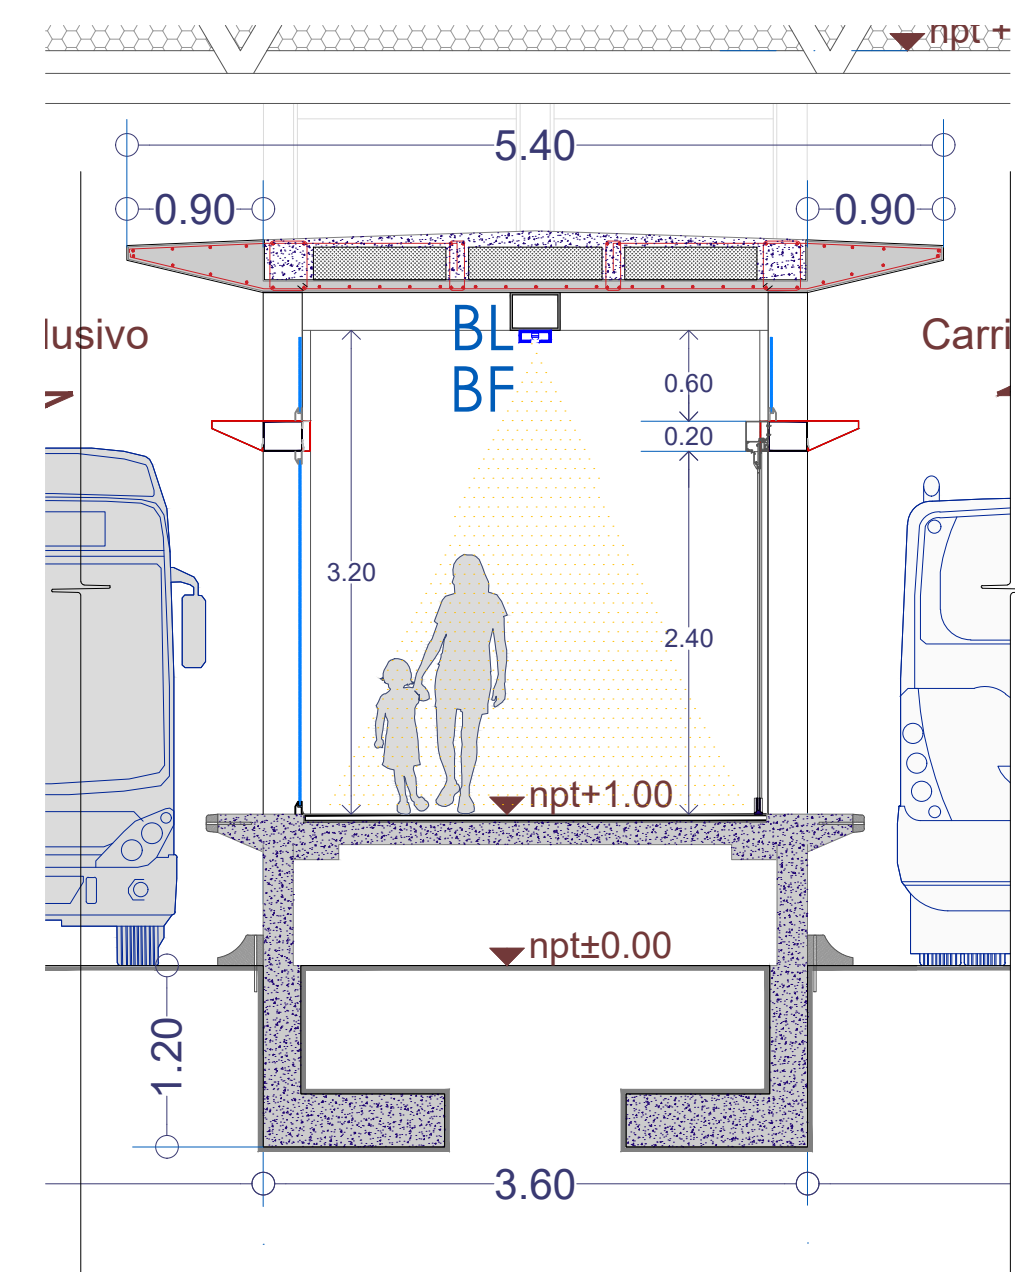

3. ESTACIÓN 09. STA. MARÍA TEQUEPEXPAN: ILUMINACIÓN EN ESTACIÓN
SECCIÓN TRANSVERSAL 08_SAN SEBASTIANITO
Escala: 1:5

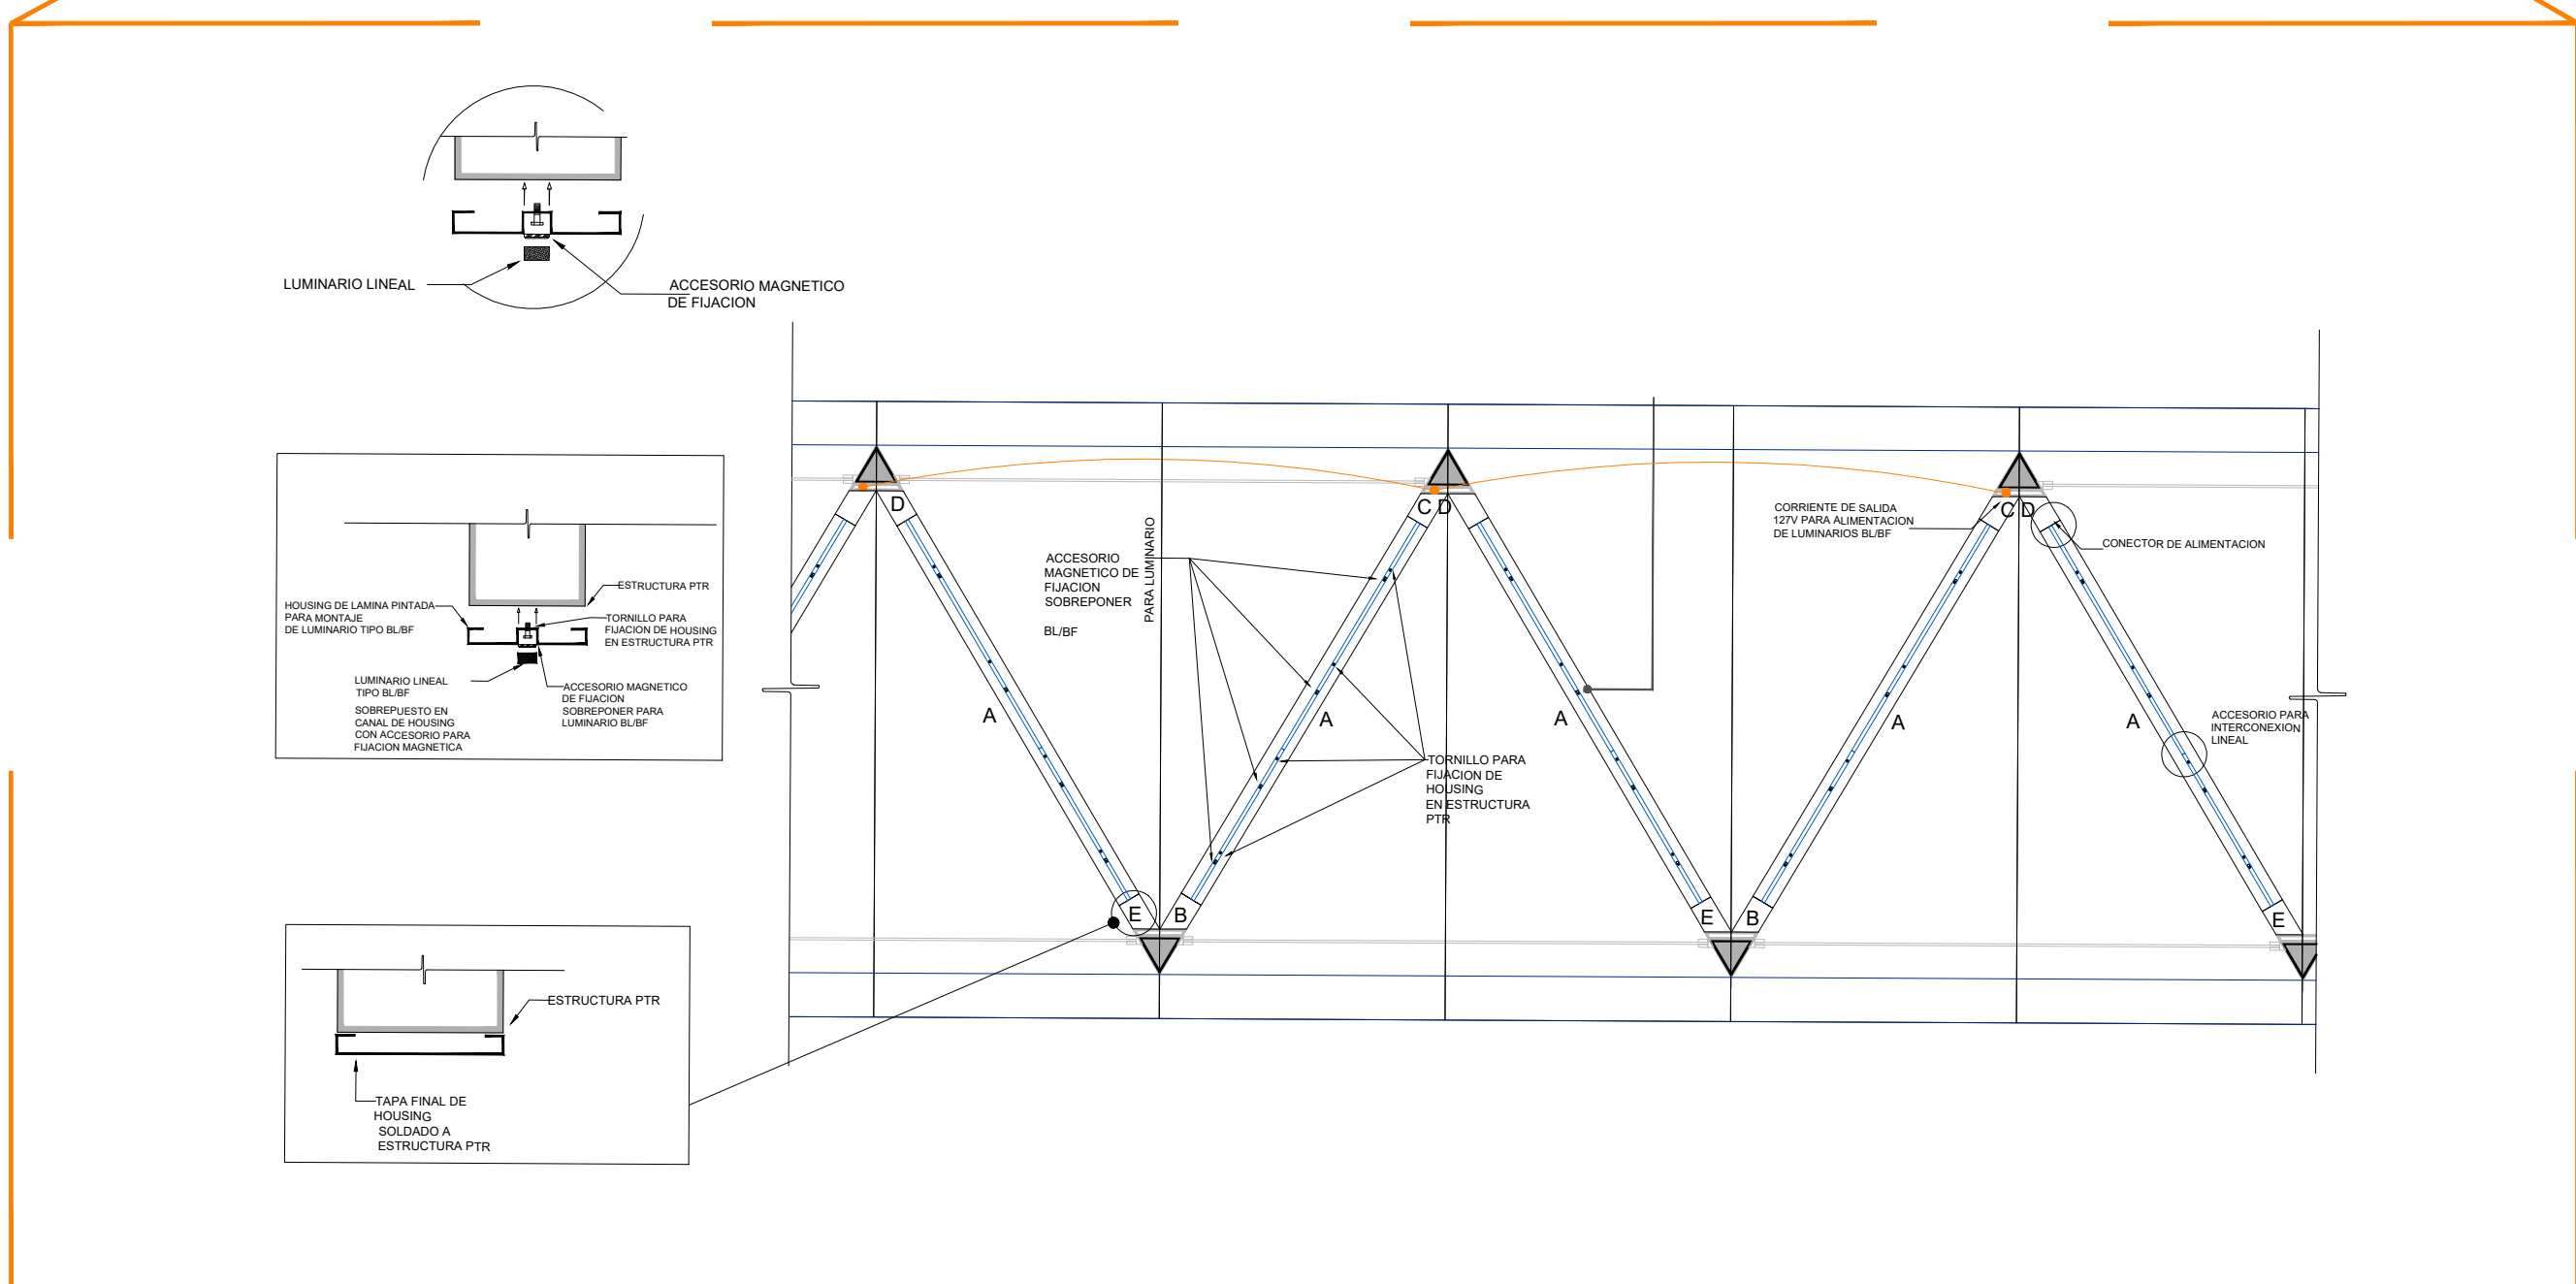

4. ESTACIÓN 09. STA. MARÍA TEQUEPEXPAN: ILUMINACIÓN EN ESTACIÓN
DIAGRAMA DE MONTAJE LUMINARIA LINEAL BF - BL Y HOUSING EN VIGA DE ACERO
Escala: 1:50

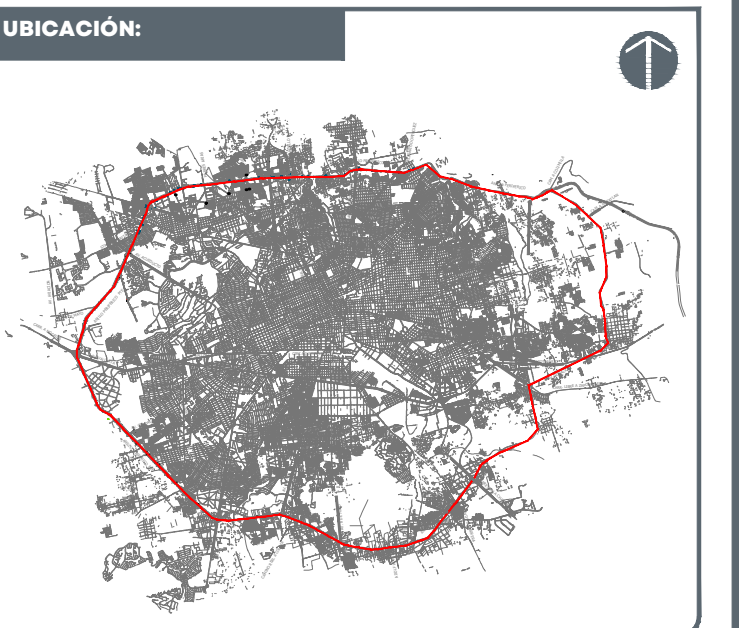

- NOTAS:
- INDICA NOMBRE DEL ESPACIO
 - INDICA NIVEL EN ALZADO Y/O SECCIÓN
 - INDICA NIVEL DE PISO TERMINADO
 - INDICA ESCALERA Y/O RAMPA
 - INDICA COTA A EJE
 - INDICA NIVEL DE LECHO BAJO DE LOSA
 - INDICA NIVEL DE LECHO SOBRE DE LOSA
 - INDICA NIVEL DE LECHO BAJO DE TRABE
 - INDICA NIVEL DE LECHO BAJO DE VIGA
 - INDICA ALTURA DE CERRAMIENTO

AUTORIZACIÓN:

Arq. Douglas Rodríguez Perea
Director General de Arquitectura y Urbanismo

Arq. Daniel Benítez Núñez
Director de Diseño Urbano

DATOS GENERALES:

Localización: Circuito Periférico
Municipio: Zona Metropolitana de Guadalajara

PROYECTO:

Construcción de instalación eléctrica, voz y datos, CCTV, sistema de paneles solares, emergencia, contraincendios y Red Jalisco para la estación de MI Macro Periférico, ubicada a la altura de la calle La Cantera, en el municipio de San Pedro Tlaquepaque, Jalisco.

CONTENIDO:

ESTACIÓN 09. STA. MARÍA TEQUEPEXPAN
ILUMINACIÓN

ESCALA: INDICADA

FECHA: Mar. 2026

CLAVE DE PLANO: ILU_02







1. ESTACIÓN 09. STA. MARÍA TEQUEPEXPAN: ILUMINACIÓN EN ESTACIÓN
FOTOGRAFÍA DE ESTADO PREVIO
S/E



2. ESTACIÓN 09. STA. MARÍA TEQUEPEXPAN: ILUMINACIÓN EN ESTACIÓN
FOTOGRAFÍA DE ACABADO FINAL
S/E

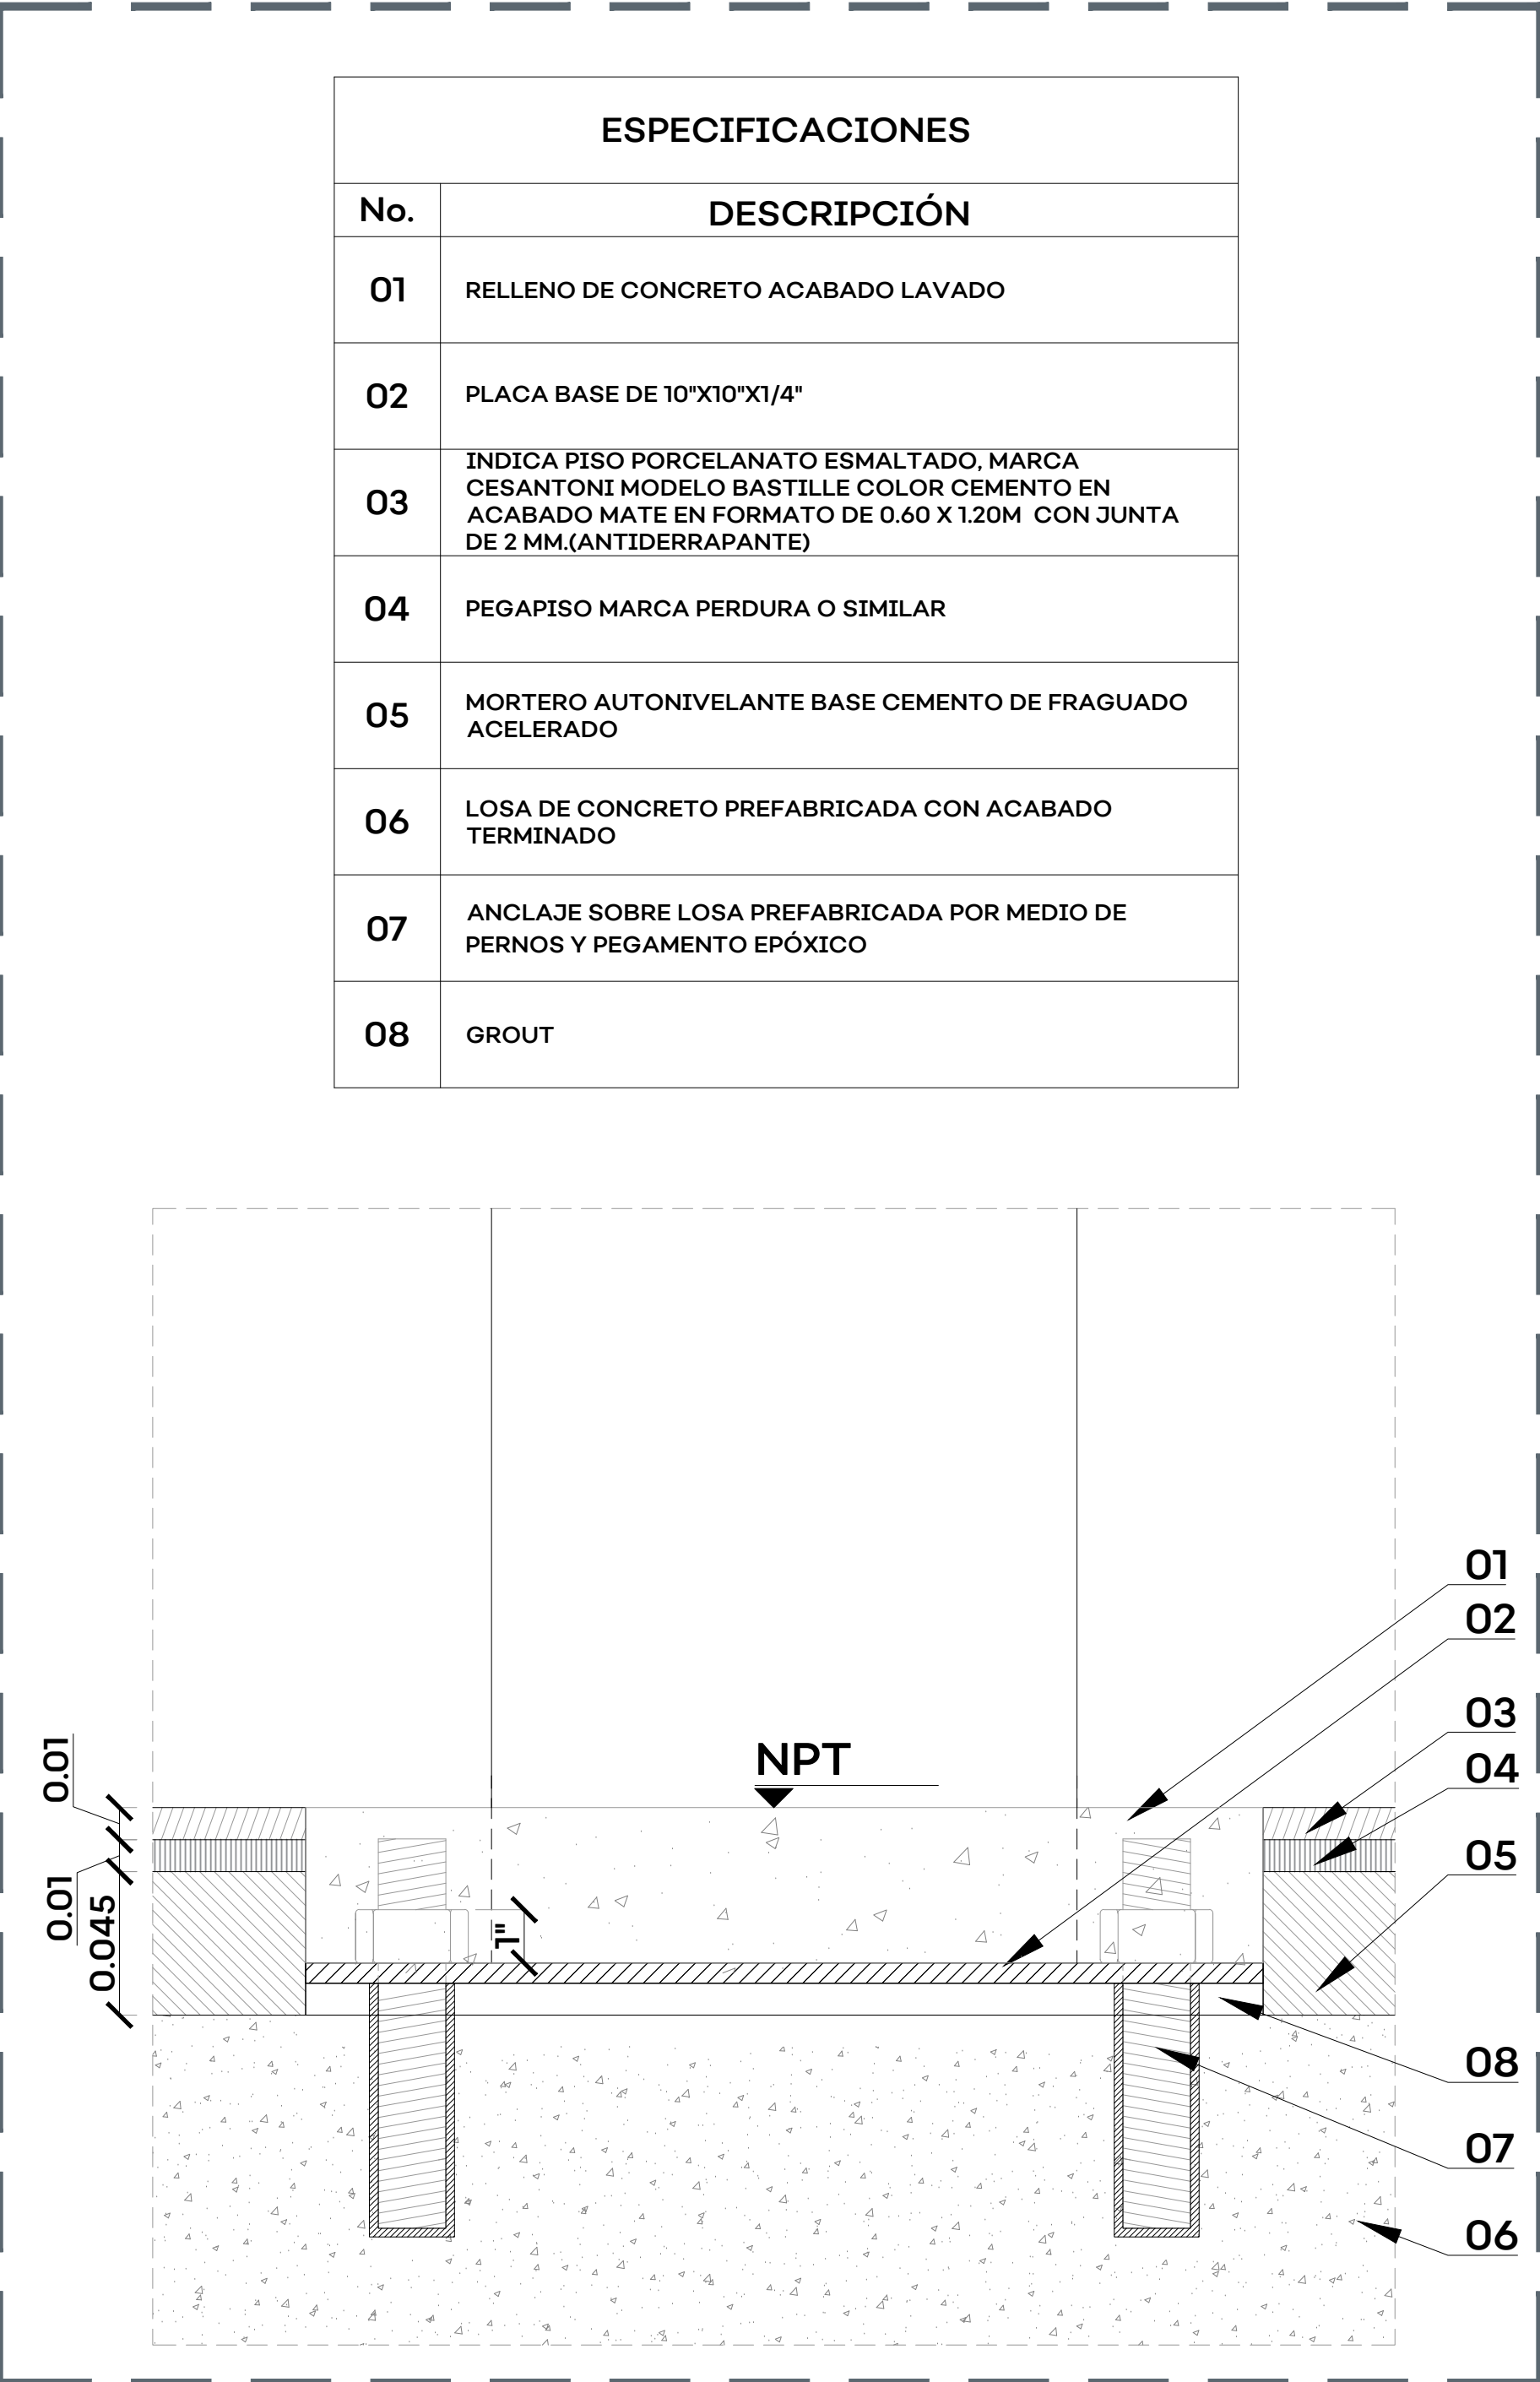

3. ESTACIÓN 09. STA. MARÍA TEQUEPEXPAN: ILUMINACIÓN EN ESTACIÓN
DETALLE DE ANCLAJE
Esc: 1:2

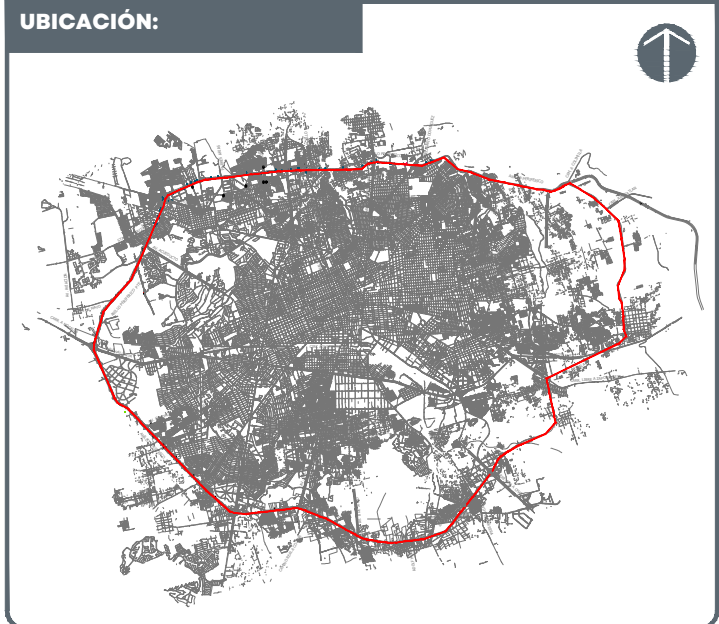

NOTAS:

N	INDICA NOMENCLATURA DE EJE
N ±0.000	INDICA NIVEL EN ALZADO Y/O SECCIÓN
Terraza	INDICA NOMBRE DEL ESPACIO
INDICA NIVEL DE PISO TERMINADO	
SO	INDICA ESCALERA Y/O RAMPA
INDICA COTA A EJE	
LBL	INDICA NIVEL DE LECHO BAJO DE LOSA
LSL	INDICA NIVEL DE LECHO SOBRE DE LOSA
LBT	INDICA NIVEL DE LECHO BAJO DE TRABE
LBV	INDICA NIVEL DE LECHO BAJO DE VIGA
Ce	INDICA ALTURA DE CERRAMIENTO

AUTORIZACIÓN:

Arq. Douglas Rodríguez Perea Director General de Arquitectura y Urbanismo
Arq. Daniel Benítez Núñez Director de Diseño Urbano

DATOS GENERALES:

Localización: Circuito Periférico.
Municipio: Zona Metropolitana de Guadalajara


PROYECTO:

Construcción de instalación eléctrica, voz y datos, CCTV, sistema de paneles solares, emergencia, contraincendios y Red Jalisco para la estación de Mi Macro Periférico, ubicada a la altura de la calle La Carretera, en el municipio de San Pedro Tlaquepaque, Jalisco.

CONTENIDO:

ESTACIÓN 09. STA. MARÍA TEQUEPEXPAN ILUMINACIÓN
--

ESCALA:	FECHA:	CLAVE DE PLANO:
INDICADA	Mar. 2026	ILU_03

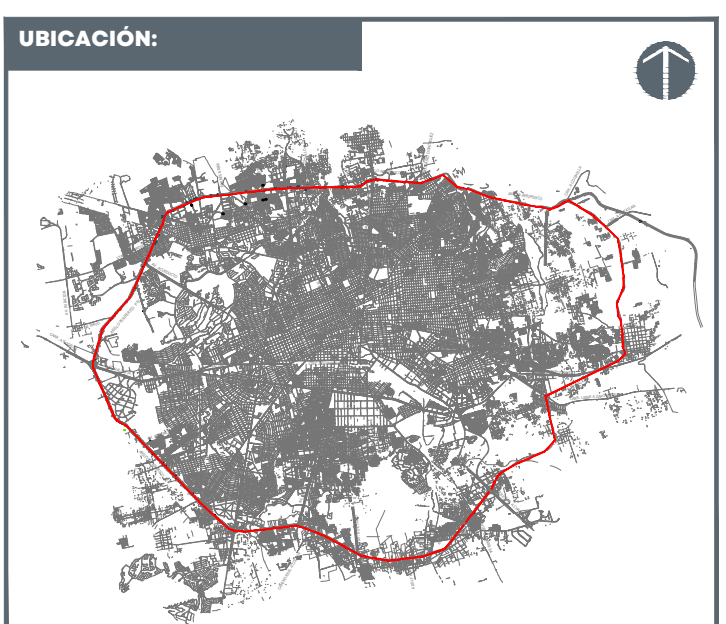

- NOTAS:
- N INDICA NOMENCLATURA DE EJE
 - N ±0.000 INDICA NIVEL EN ALZADO Y/O SECCIÓN
 - Finco INDICA NOMBRE DEL ESPACIO
 - INDICA NIVEL DE PISO TERMINADO
 - SE INDICA ESCALERA Y/O RAMPA
 - INDICA COTA A EJE
 - LBL INDICA NIVEL DE LECHO BAJO DE LOSA
 - LSL INDICA NIVEL DE LECHO SOBRE DE LOSA
 - LBT INDICA NIVEL DE LECHO BAJO DE TRABE
 - LBV INDICA NIVEL DE LECHO BAJO DE VIGA
 - Ch INDICA ALTURA DE CERRAMIENTO

AUTORIZACIÓN:

Arq. Douglas Rodríguez Perea
Director General de Arquitectura y Urbanismo

Arq. Daniel Benítez Núñez
Director de Diseño Urbano

DATOS GENERALES:

Localización: Circuito Periférico.
Municipio: Zona Metropolitana de Guadalajara

PROYECTO:

Construcción de instalación eléctrica, voz y datos, CCTV, sistema de paneles solares, emergencia, contraincendios y Red Jalisco para la estación de Mi Macro Periférico, ubicada a la altura de la calle La Cantera, en el municipio de San Pedro Tlaquepaque, Jalisco.

CONTENIDO:


ESTACIÓN 09. STA. MARÍA TEQUEPEXPAN
ILUMINACIÓN

ESCALA: INDICADA


FECHA: Mar. 2026

CLAVE DE PLANO: ILU_04


CORREDOR INTEGRAL DE MOVILIDAD URBANA PERIFÉRICO.SIOP-E-ESTACION-OB-LP-0104-2026

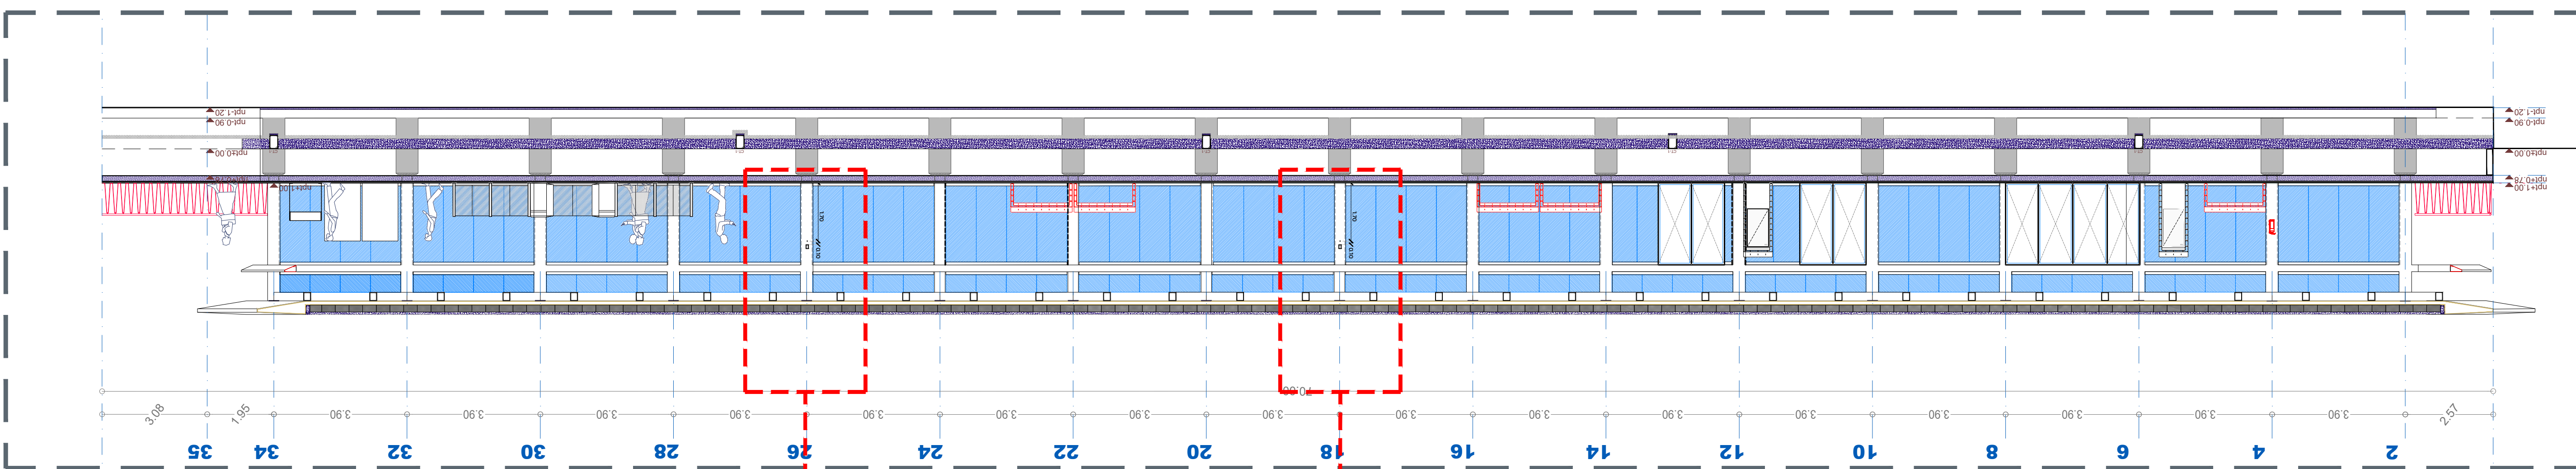


3. ESTACIÓN 09. STA. MARÍA TEQUEPEXPAN: ILUMINACIÓN EN ESTACIÓN
SECCIÓN 01 DE ILUMINACIÓN UBICACIÓN DE BOTÓN DE EMERGENCIA
Esc: 1:100

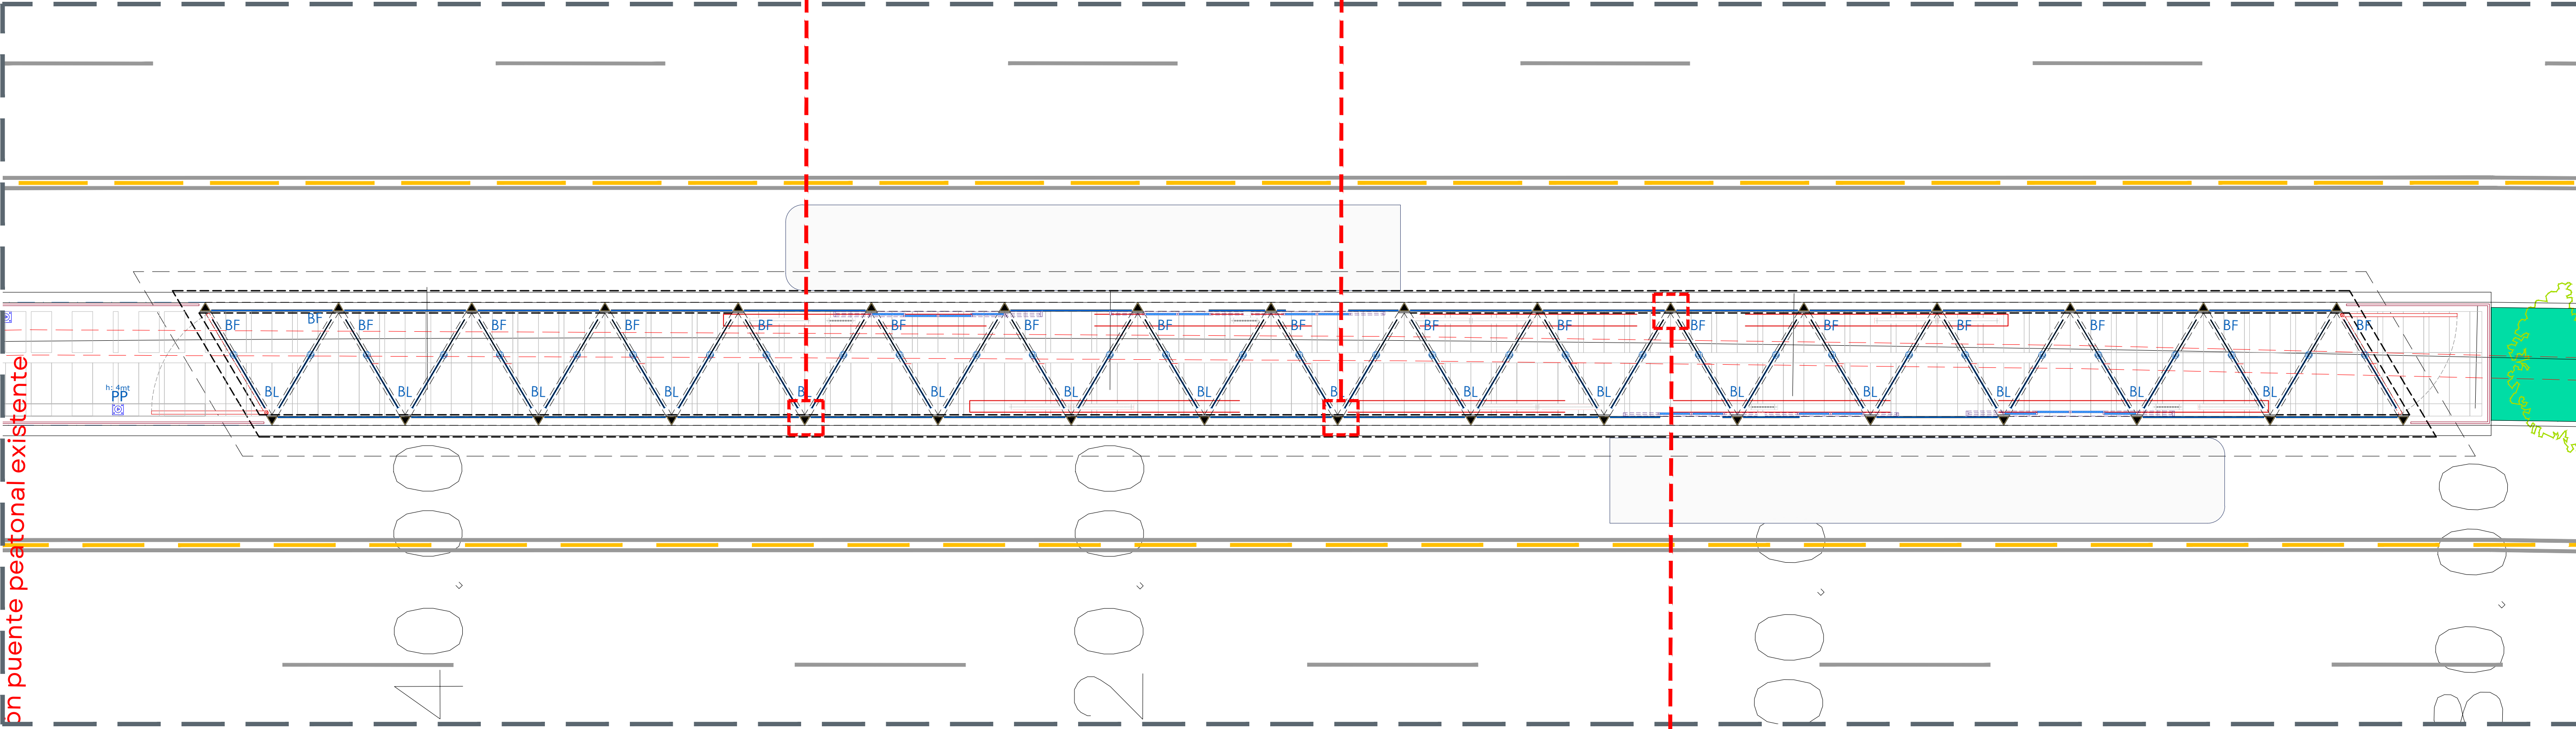

1. ESTACIÓN 09. STA. MARÍA TEQUEPEXPAN: ILUMINACIÓN EN ESTACIÓN
PLANTA DE UBICACIÓN DE BOTÓN DE EMERGENCIA
Esc: 1:100

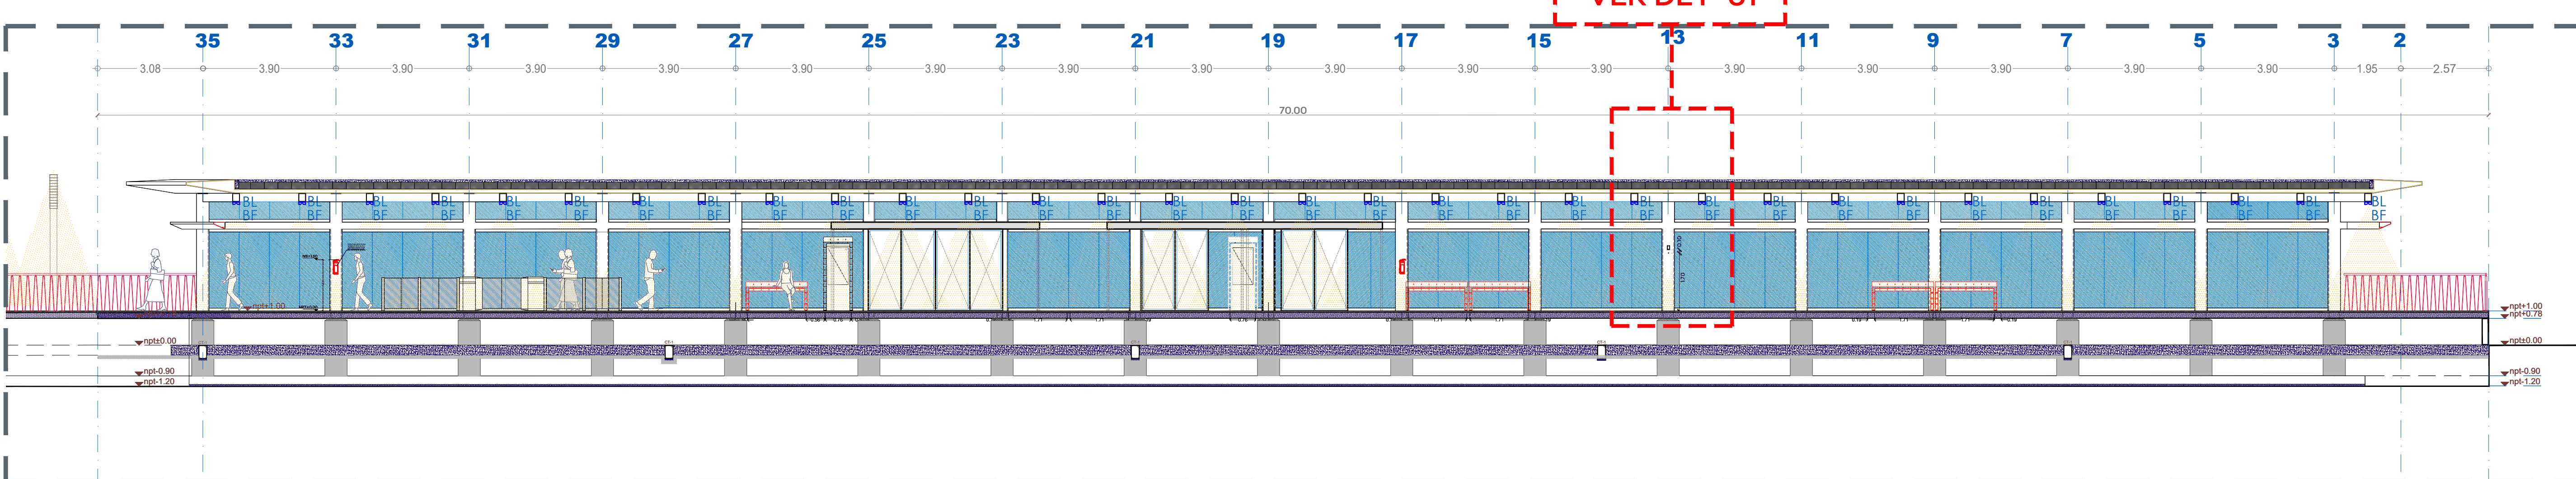


3. ESTACIÓN 09. STA. MARÍA TEQUEPEXPAN: ILUMINACIÓN EN ESTACIÓN
SECCIÓN 01 DE ILUMINACIÓN UBICACIÓN DE BOTÓN DE EMERGENCIA
Esc: 1:100

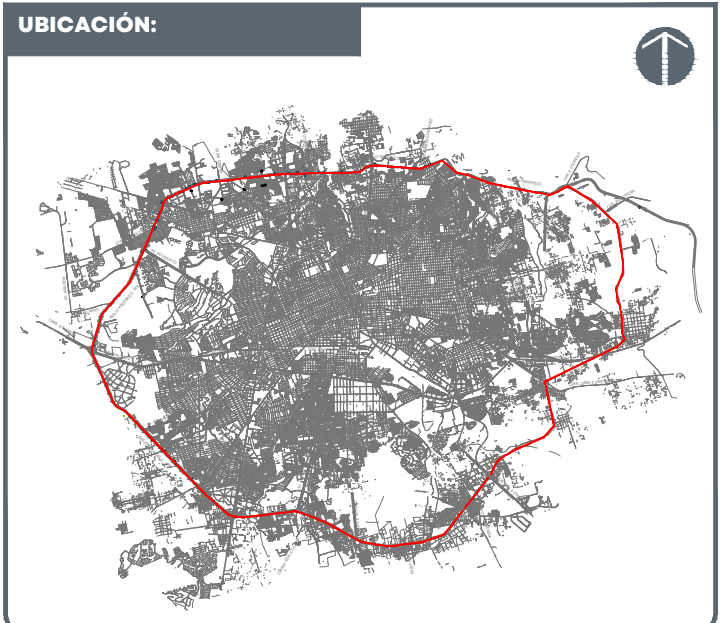


- NOTAS:
- N — INDICA NOMENCLATURA DE EJE
 - ▼ N ±0.000 INDICA NIVEL EN ALZADO Y/O SECCIÓN
 - Terraza INDICA NOMBRE DEL ESPACIO
 - INDICA NIVEL DE PISO TERMINADO
 - SE — INDICA ESCALERA Y/O RAMPA
 - INDICA COTA A EJE
 - LBL INDICA NIVEL DE LECHO BAJO DE LOSA
 - LSL INDICA NIVEL DE LECHO SOBRE DE LOSA
 - LBT INDICA NIVEL DE LECHO BAJO DE TRABE
 - LBV INDICA NIVEL DE LECHO BAJO DE VIGA
 - Ce INDICA ALTURA DE CERRAMIENTO
 - INDICA LLAMADA A NOTA
 - INDICA NIVEL DE PISO Y TECHO TERMINADOS
 - INDICA NIVEL DE PISO Y TECHO INCLINADO TERMINADOS
 - INDICA SIMBOLOGÍA DE MOBILIARIO FUO
 - INDICA TIPO DE MOBILIARIO
 - INDICA NÚMERO IDENTIFICACIÓN CONSECUTIVO

NOTA: LA SEPARACIÓN ENTRE EL ENCHAPE Y MOBILIARIO DEBE SER 6"


AUTORIZACIÓN:		
Arq. Douglas Rodríguez Perea Director General de Arquitectura y Urbanismo		
Arq. Daniel Benítez Nuñez Director de Diseño Urbano		
DATOS GENERALES:		
Localización: Circuito Periférico. Municipio: Zona Metropolitana de Guadalajara		
PROYECTO:		
Construcción de instalación eléctrica, voz y datos, CCTV, sistema de paneles solares, emergencia, contraincendios y Red Jalisco para la estación de Mi Metro Periférico, ubicada a la altura de la calle La Cantera, en el municipio de San Pedro Tlaquepaque, Jalisco.		
CONTENIDO:		
ESTACIÓN 09. STA. MARÍA TEQUEPEXPAN ILUMINACIÓN		
ESCALA:	FECHA:	CLAVE DE PLANO:
INDICADA	Mar. 2026	ILU_05

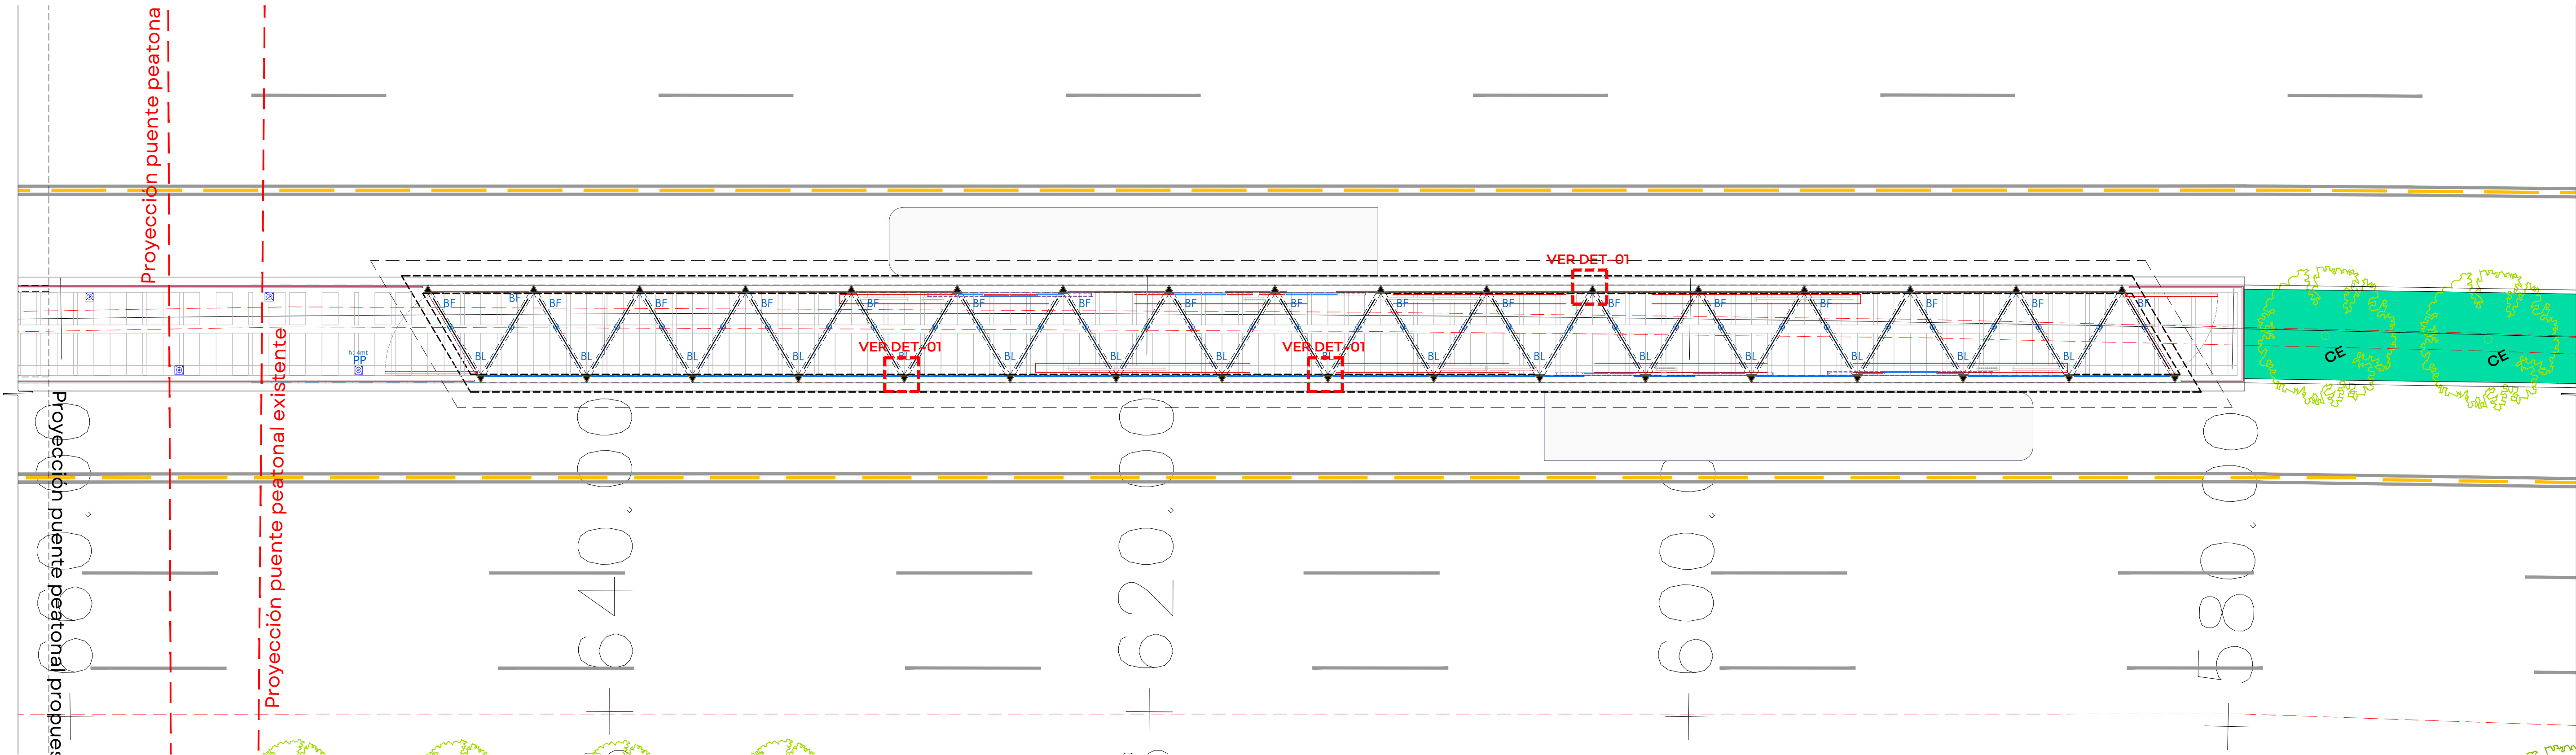



1. ESTACIÓN 09. STA. MARÍA TEQUEPEXPAN: ILUMINACIÓN EN ESTACIÓN
PLANTA DE UBICACIÓN DE BOTONES DE EMERGENCIA
Esc: 1:125

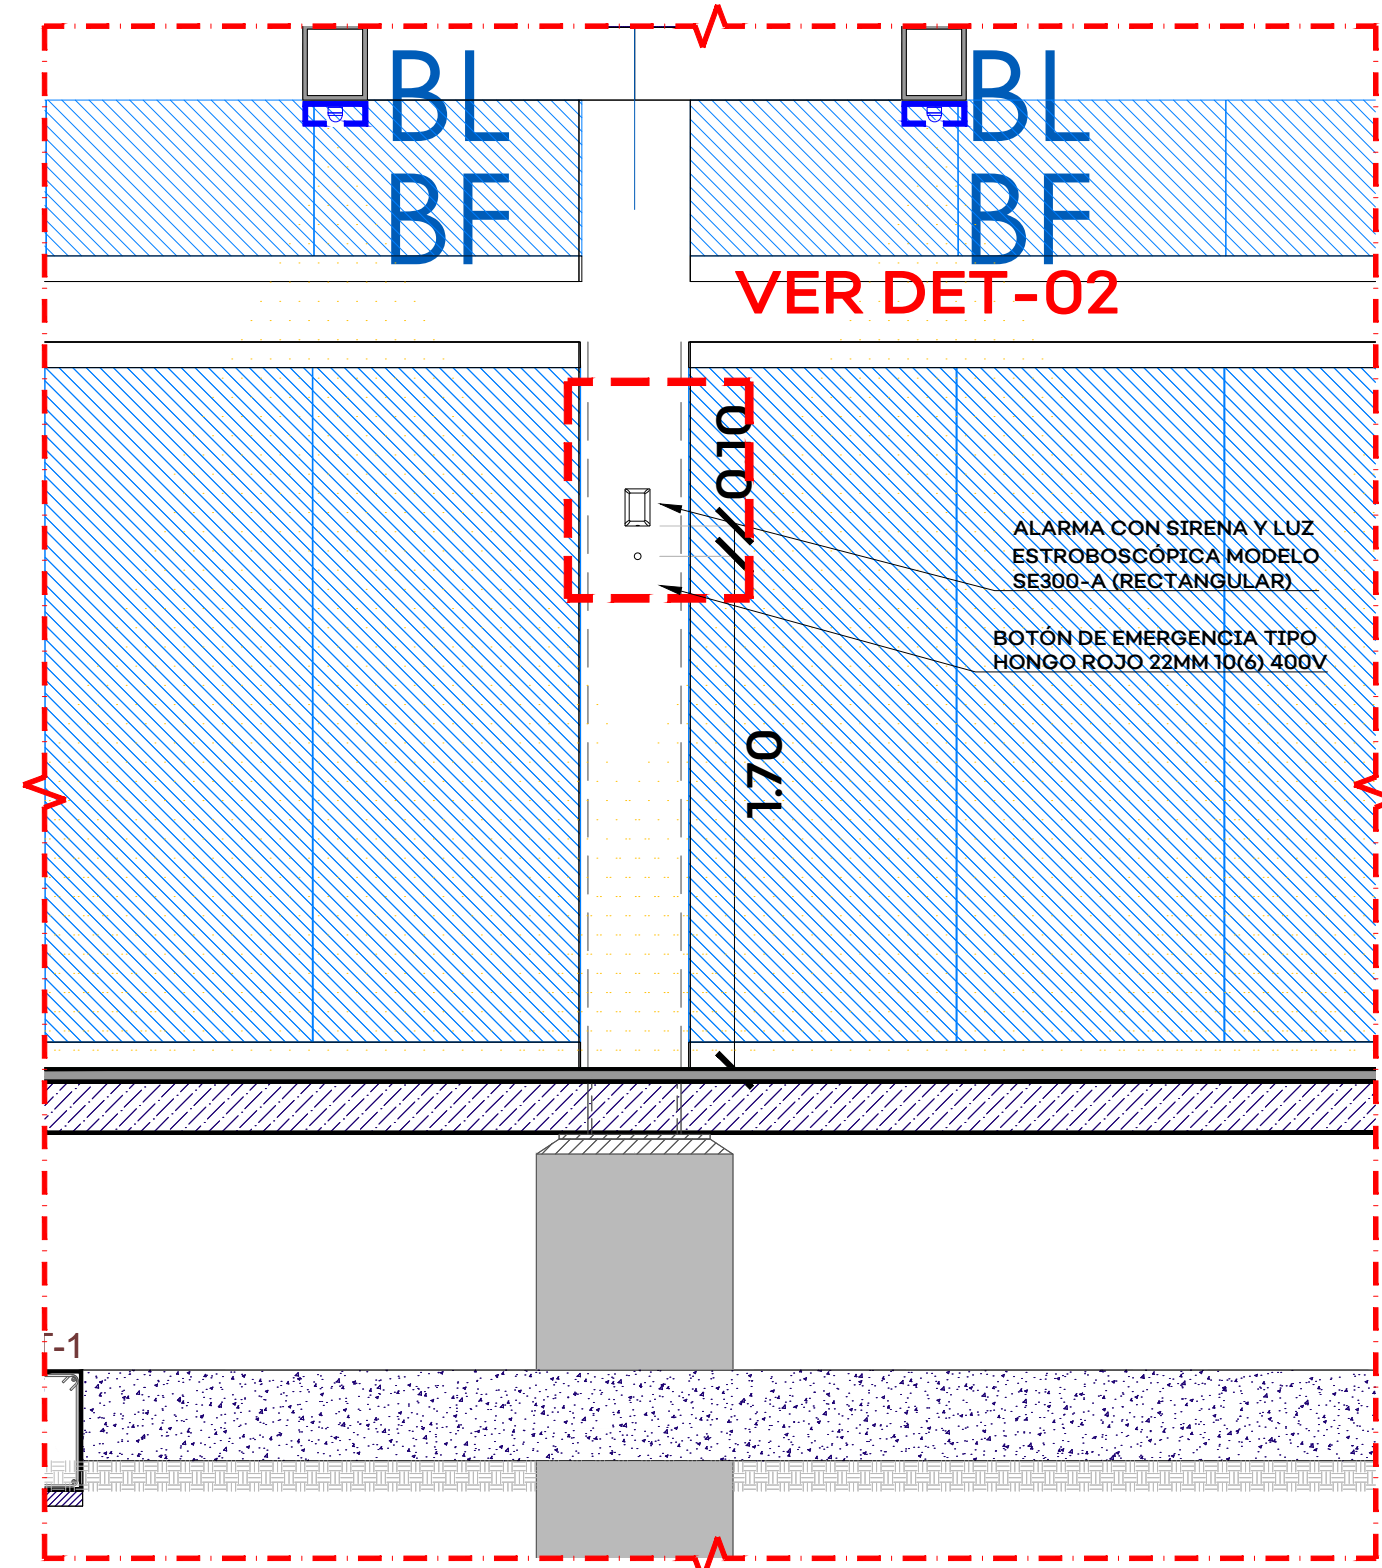

2. ESTACIÓN 09. STA. MARÍA TEQUEPEXPAN: ILUMINACIÓN EN ESTACIÓN
DETALLE DE BOTÓN DE EMERGENCIA
Esc: 1:25

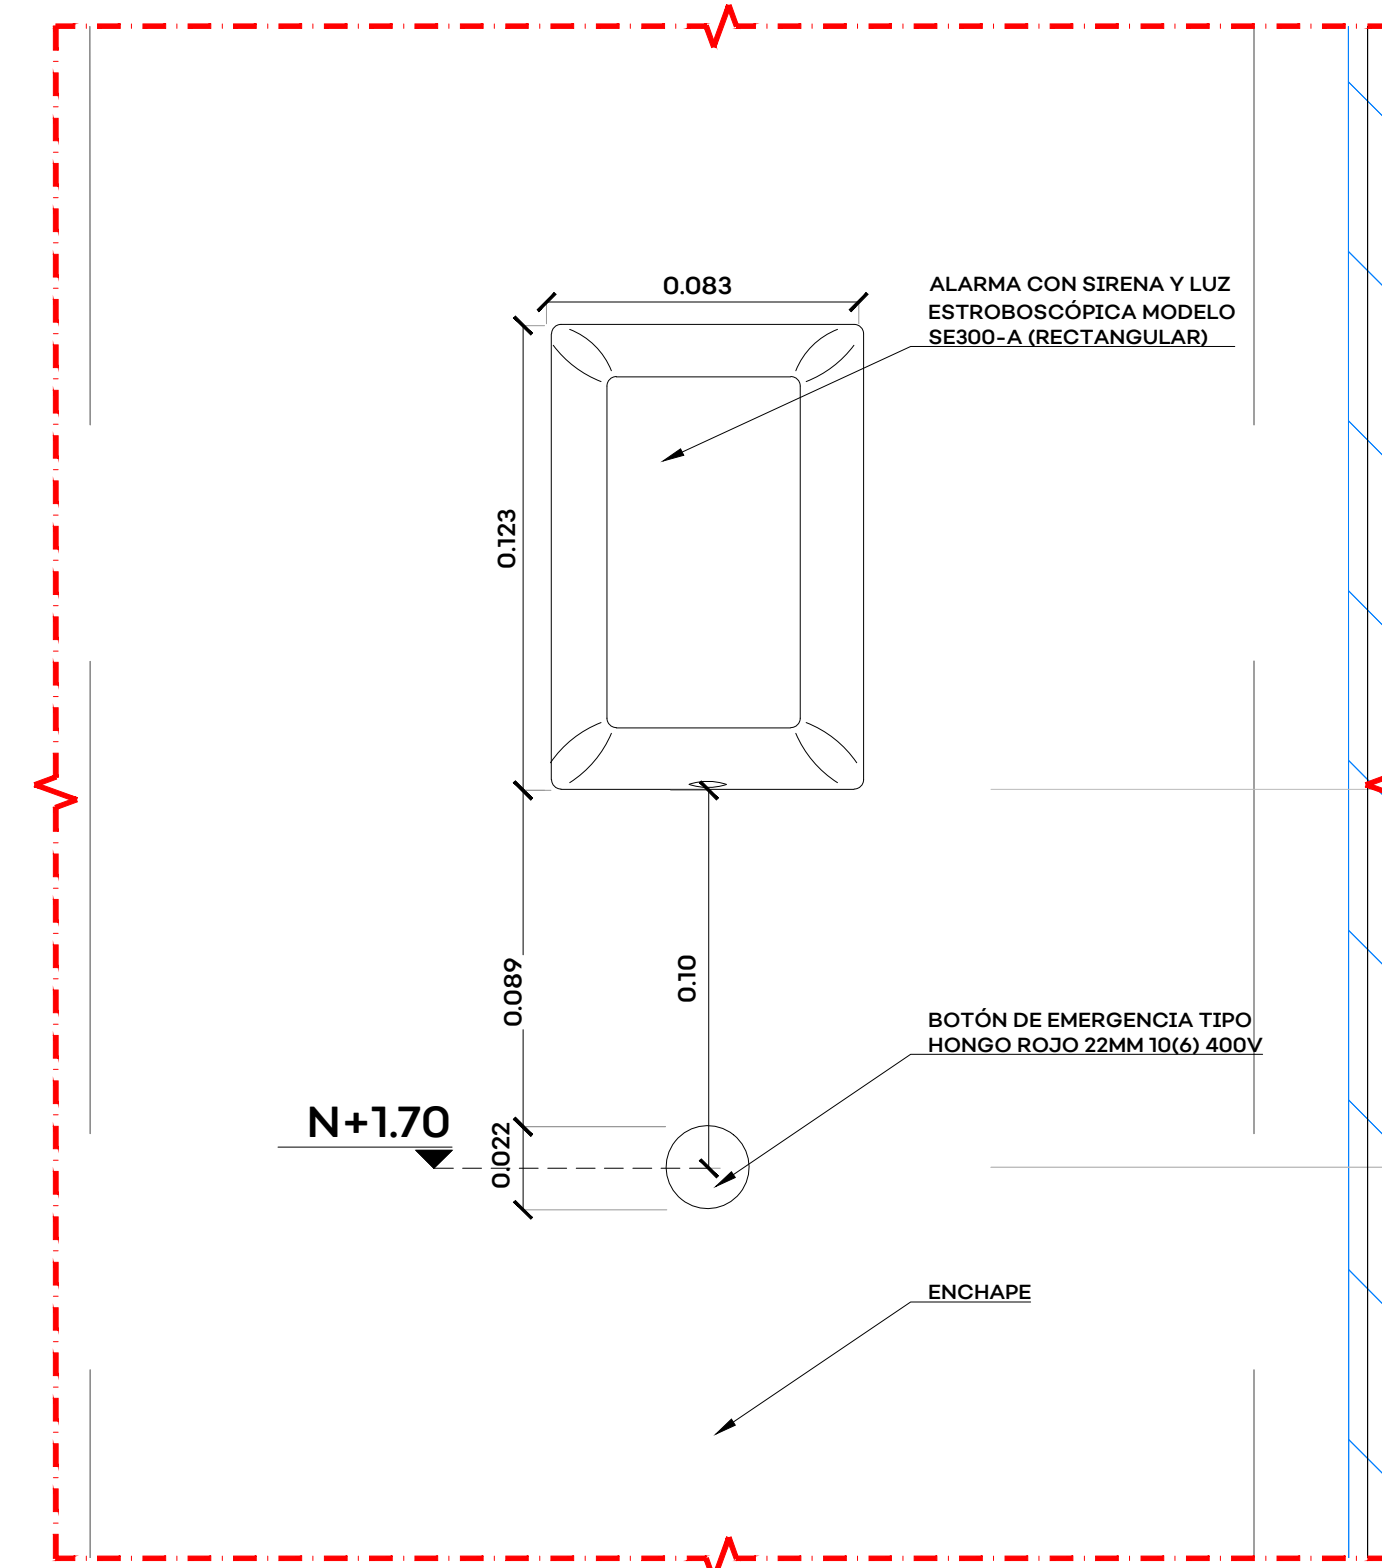

1. ESTACIÓN 09. STA. MARÍA TEQUEPEXPAN: ILUMINACIÓN EN ESTACIÓN
DETALLE DE BOTÓN DE EMERGENCIA
Esc: 1:2

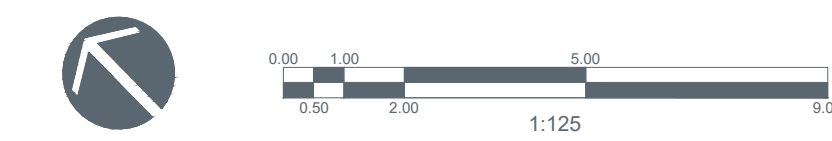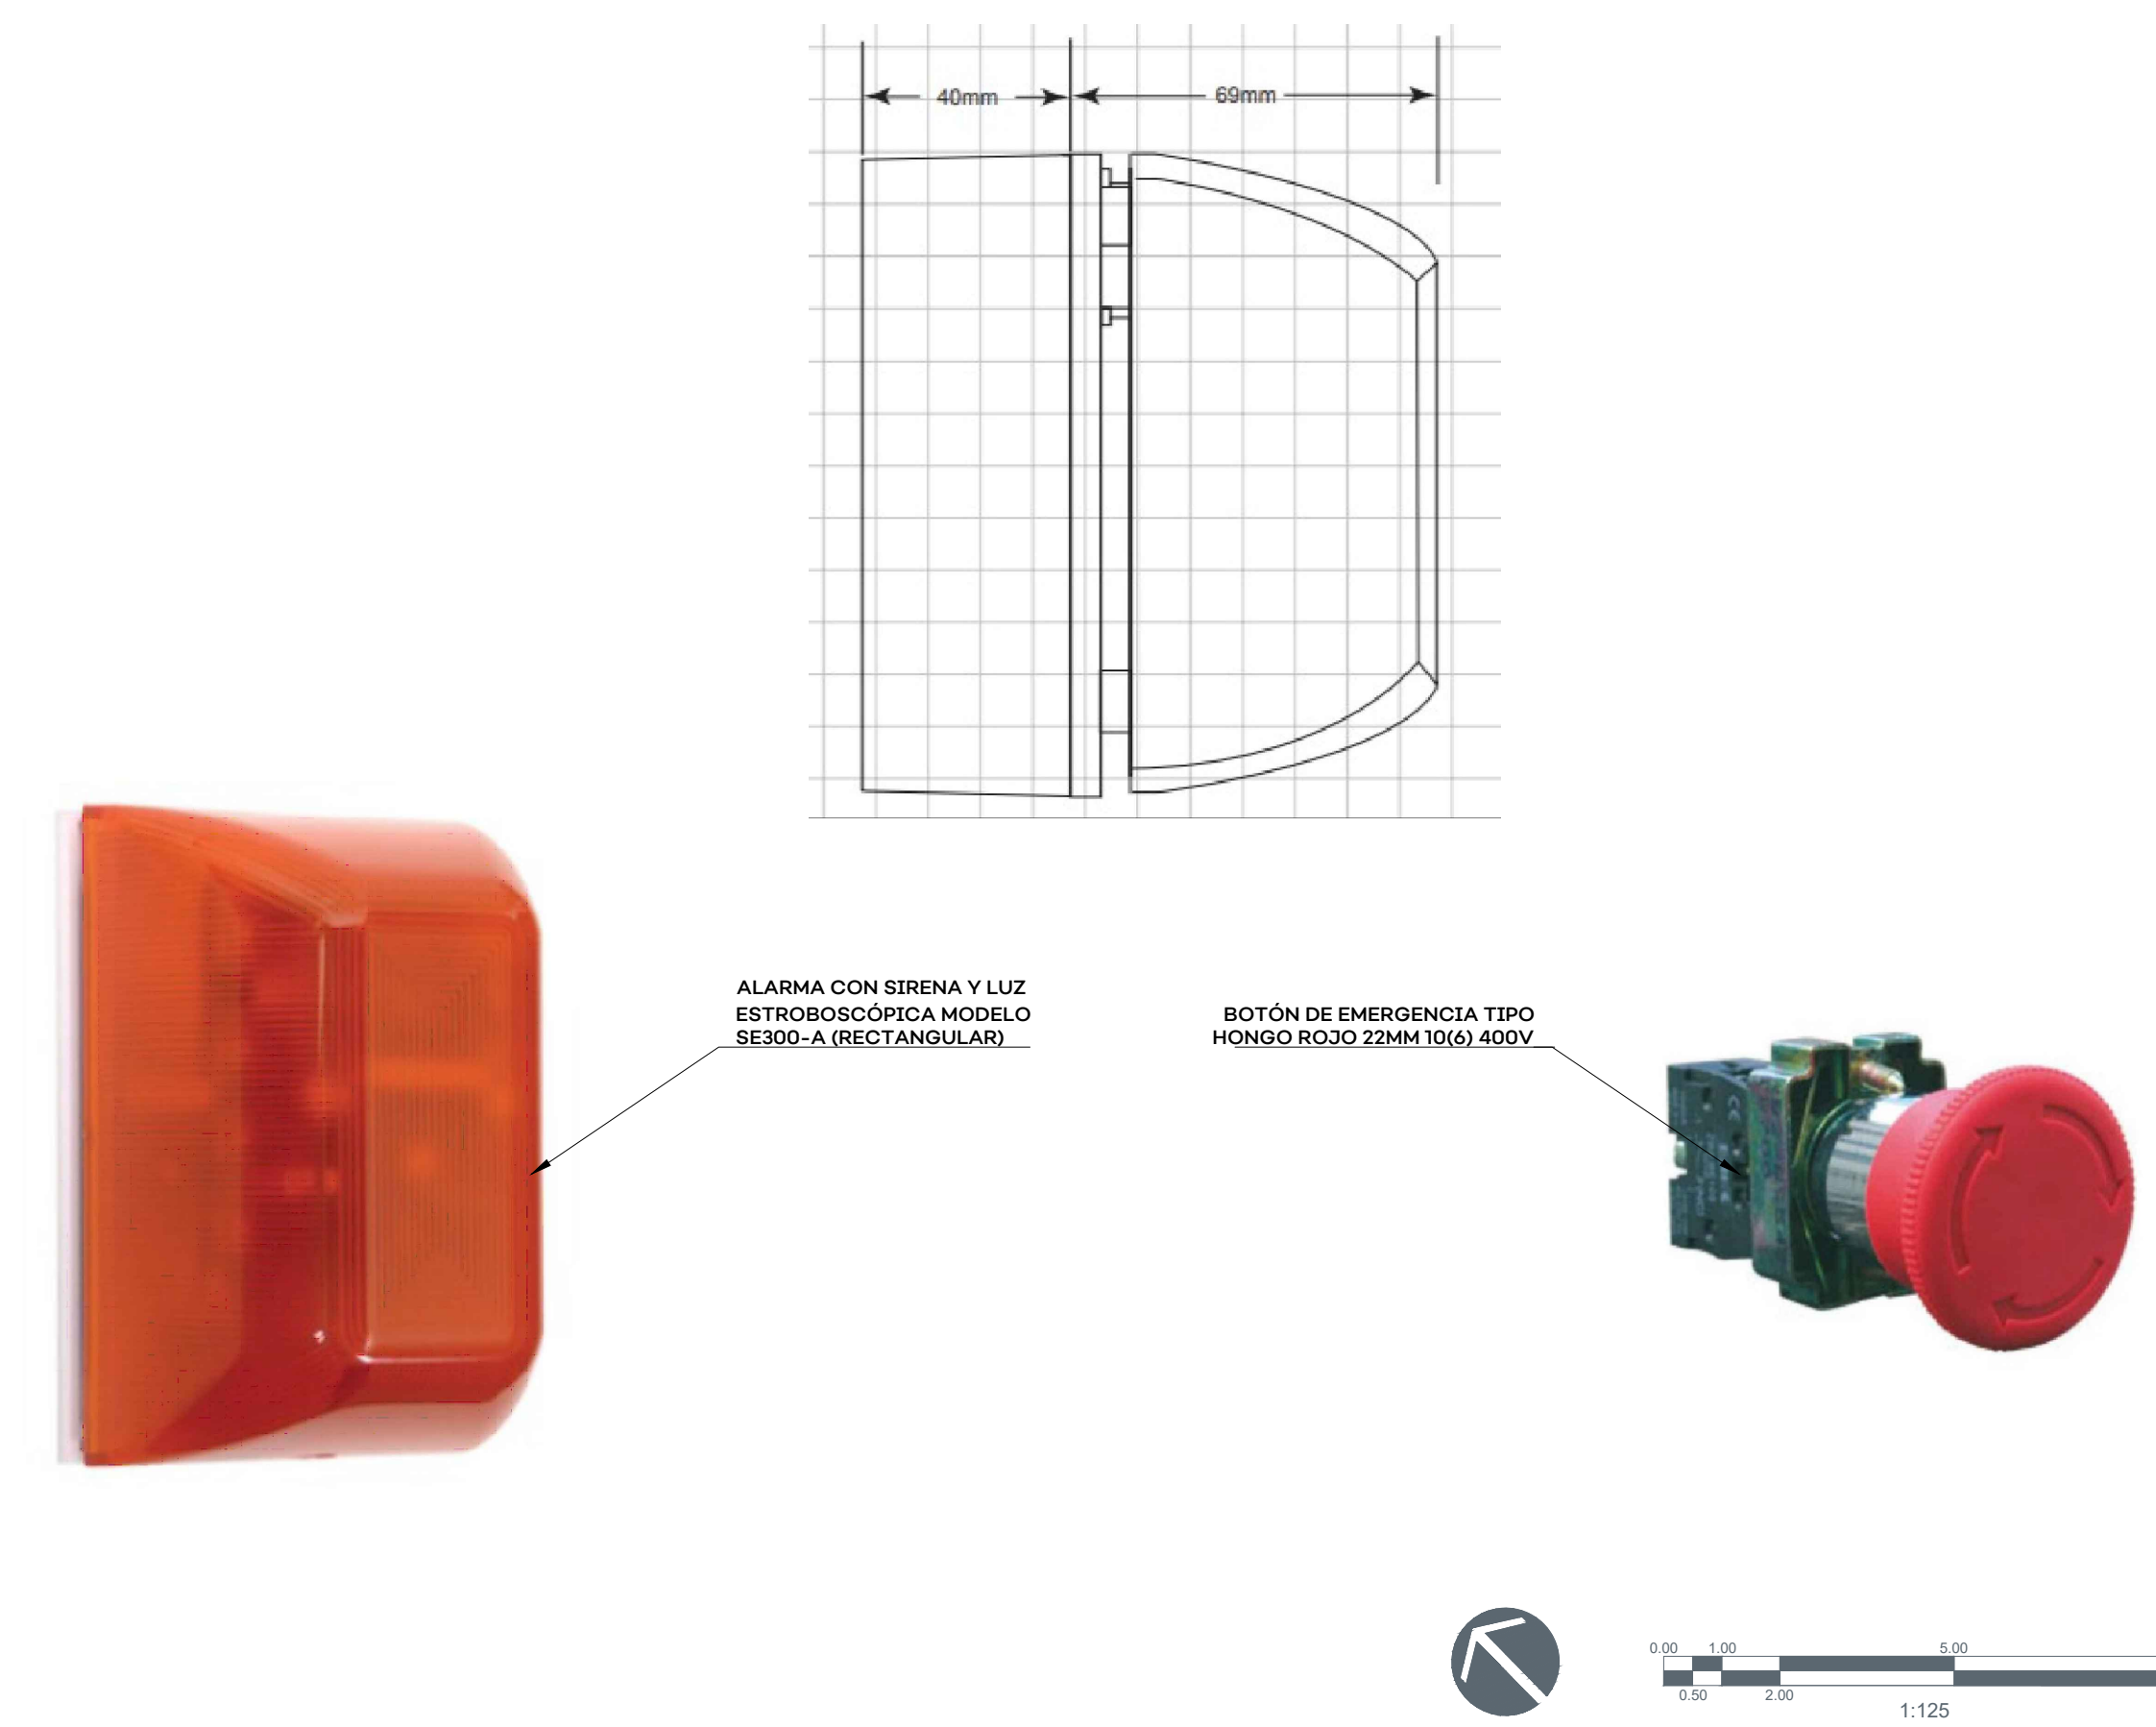

CORREDOR INTEGRAL DE MOVILIDAD URBANA PERIFÉRICO.SIOP-E-ESTACION-OB-LP-0104-2026