



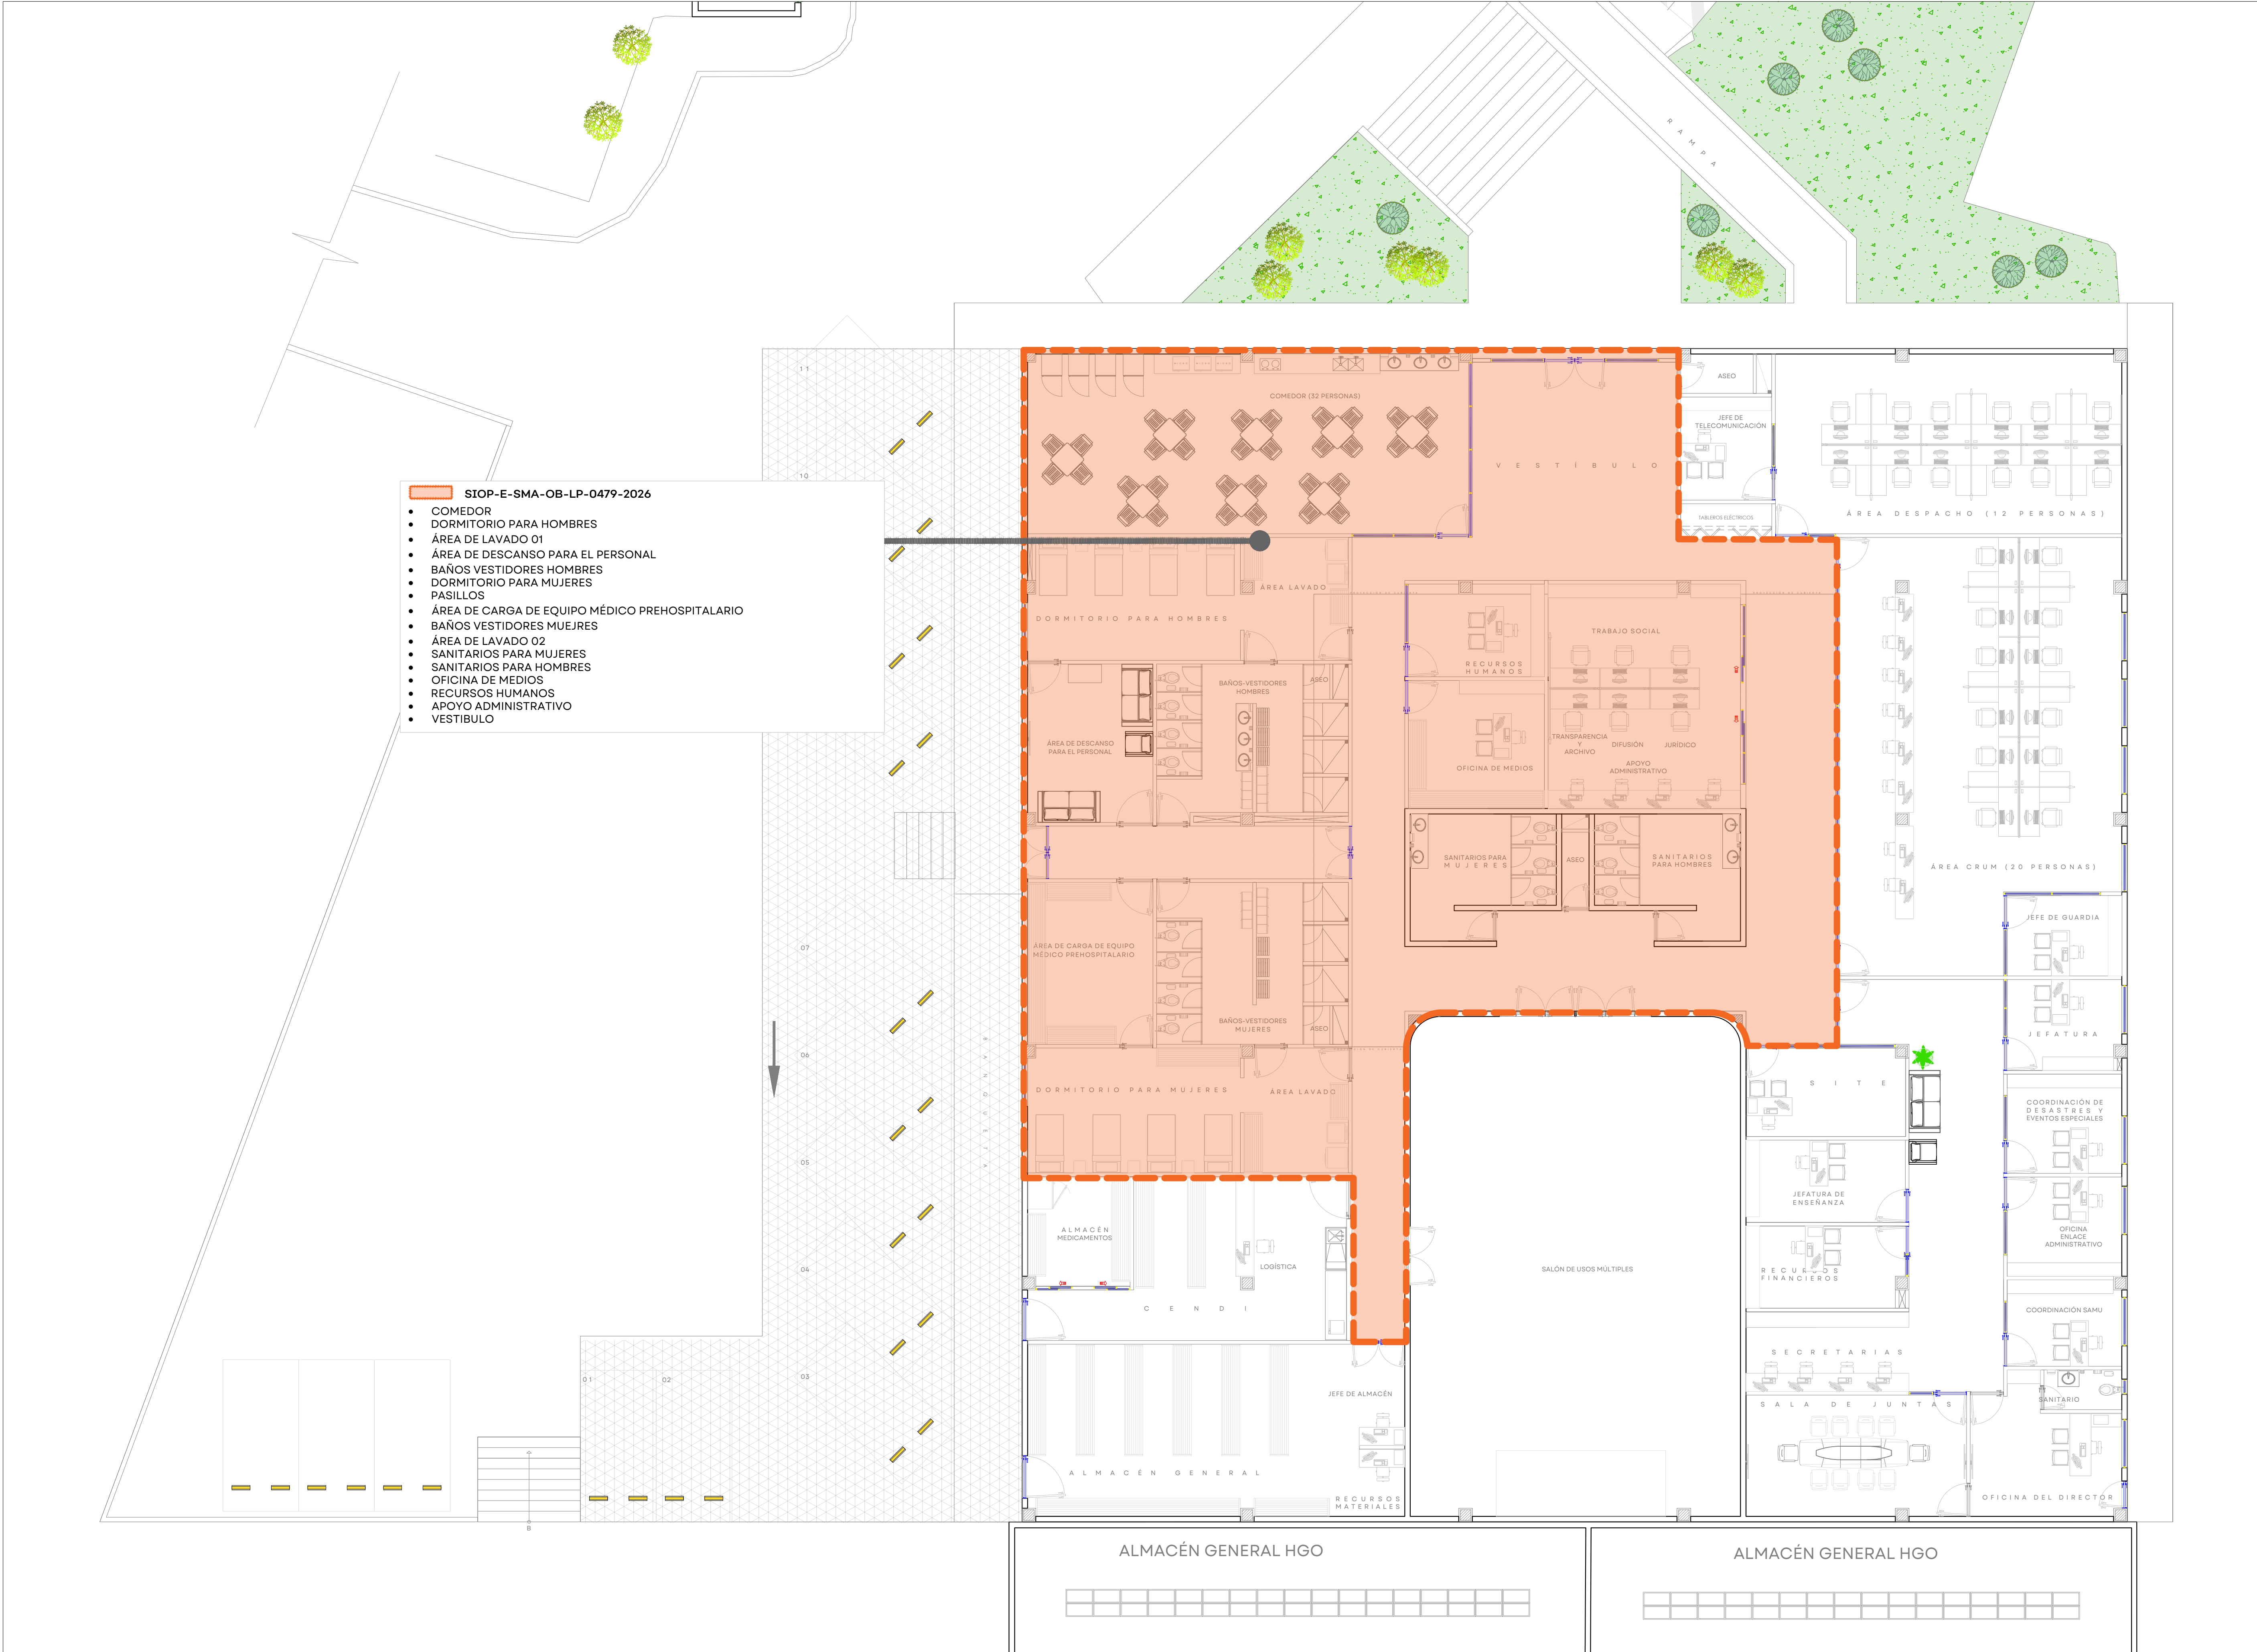

- SIOP-E-SMA-OB-LP-0479-2026**
- COMEDOR
 - DORMITORIO PARA HOMBRES
 - ÁREA DE LAVADO 01
 - ÁREA DE DESCANSO PARA EL PERSONAL
 - BAÑOS VESTIDORES HOMBRES
 - DORMITORIO PARA MUJERES
 - PASILLOS
 - ÁREA DE CARGA DE EQUIPO MÉDICO PREHOSPITALARIO
 - BAÑOS VESTIDORES MUJERES
 - ÁREA DE LAVADO 02
 - SANITARIOS PARA MUJERES
 - SANITARIOS PARA HOMBRES
 - OFICINA DE MEDIOS
 - RECURSOS HUMANOS
 - APOYO ADMINISTRATIVO
 - VESTIBULO

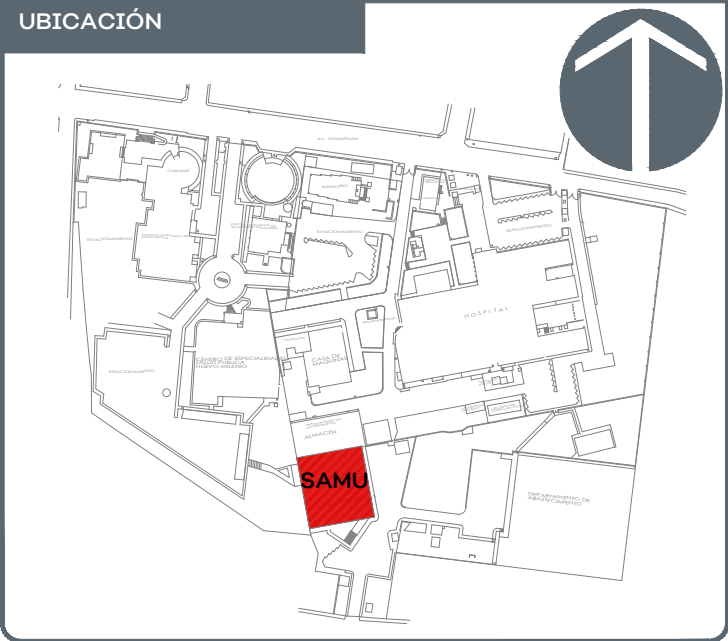

NOTAS:

VALIDACIÓN TÉCNICA

Dr. Héctor Raúl Pérez Gómez Secretario de Salud Jalisco
Dr. Sergio Quintero Luce Coordinador de Salud Municipal de Secretaría de Salud Jalisco
Dr. Yannick Raymond Auguste Nordin Servin Director general del Sistema de Atención Médica de Urgencias (SAMU)
Mtro. David Miguel Zamora Bueno Secretario de Infraestructura y Obra Pública del Estado de Jalisco
Mtro. Joel Iván Zúñiga Gosálvez Director General de Proyectos de Ingeniería

DATOS GENERALES

Localización: Tequesquite No. 2600, Col. Lagos del Country, C.P. 45177, Zapopan, Jalisco
Municipio: Zapopan, Jal.

PROYECTO:
REHABILITACIÓN DE COMEDOR, DORMITORIOS, APOYO ADMINISTRATIVO Y PASILLOS EN LAS INSTALACIONES DEL SISTEMA DE ATENCIÓN MÉDICA URGENCIAS (SAMU), UBICADO EN EL MUNICIPIO DE ZAPOPAN, JALISCO.

CONTENIDO:
PLANO LLAVE

ESCALA: 1:100	FECHA: JULIO 2026	CLAVE DE PLANO: ARQ-01
-------------------------	-----------------------------	----------------------------------



SISTEMA DE ATENCIÓN MÉDICA DE URGENCIAS SAMU SIOP-E-SMA-OB-LP-0479-2026





JALISCO
GOBIERNO DEL ESTADO

UBICACIÓN



NOTAS:

VALIDACIÓN TÉCNICA

Dr. Héctor Raúl Pérez Gómez
Secretario de Salud Jalisco

Dr. Sergio Quintero Luce
Coordinador de Salud Municipal de Secretaría de Salud Jalisco

Dr. Yannick Raymond Auguste Nordin Servin
Director general del Sistema de Atención Médica de Urgencias (SAMU)

Mtro. David Miguel Zamora Bueno
Secretario de Infraestructura y Obra Pública del Estado de Jalisco

Mtro. Joel Iván Zúñiga Gosálvez
Director General de Proyectos de Ingeniería

DATOS GENERALES

Localización: Tequesquitengo No. 2600, Col. Lagos del

Municipio: Zapopan, Jal.

PROYECTO:

REHABILITACIÓN DE COMEDOR, DORMITORIOS, APOYO ADMINISTRATIVO Y PASILLOS EN LAS INSTALACIONES DEL SISTEMA DE ATENCIÓN MÉDICA URGENCIAS (SAMU), UBICADO EN EL MUNICIPIO DE ZAPOPAN, JALISCO.

CONTENIDO:

PROYECTO ARQUITECTÓNICO

ESCALA:

1:100

FECHA:


JULIO 2026

CLAVE DE PLANO:

ARQ-01



SISTEMA DE ATENCIÓN MÉDICA DE URGENCIAS SAMU SIOP-E-SMA-OB-LP-0479-2026

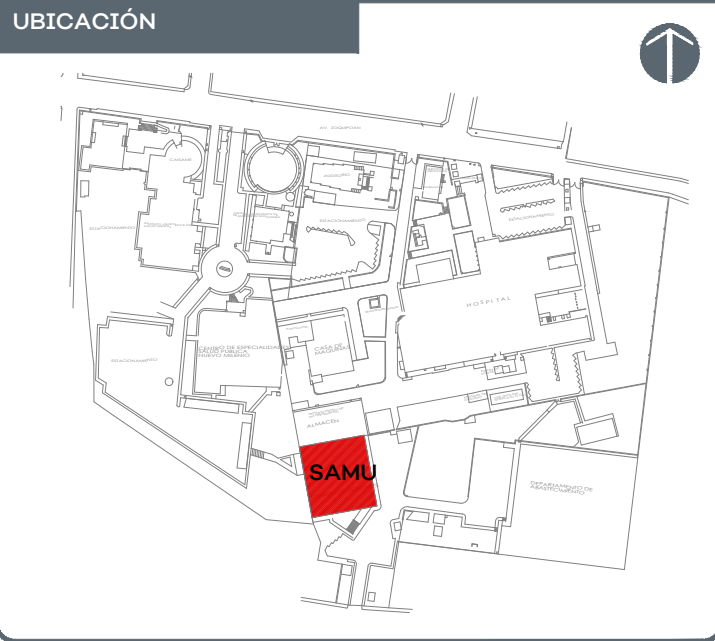

NOTAS:

VALIDACIÓN TÉCNICA
Dr. Héctor Raúl Pérez Gómez Secretario de Salud Jalisco
Dr. Sergio Quintero Luce Coordinador de Salud Municipal de Secretaría de Salud Jalisco
Dr. Yannick Raymond Auguste Nordin Servin Director general del Sistema de Atención Médica de Urgencias (SAMU)

AUTORIZACIÓN:
Mtro. David Miguel Zamora Bueno Secretario de Infraestructura y Obra Pública del Estado de Jalisco
Mtro. Joel Iván Zúñiga Gosálvez Director General de Proyectos de Ingeniería

DATOS GENERALES
Localización: Tequesquitengo No. 2600, Col. Lagos del
Municipio: Zapopan, Jal.


PROYECTO:
REHABILITACIÓN DE COMEDOR, DORMITORIOS, APOYO ADMINISTRATIVO Y PASILLOS EN LAS INSTALACIONES DEL SISTEMA DE ATENCIÓN MÉDICA URGENCIAS (SAMU), UBICADO EN EL MUNICIPIO DE ZAPOPAN, JALISCO.

CONTENIDO:
PLANTA DE CONJUNTO

ESCALA:	FECHA:	CLAVE DE PLANO:
1:250	JULIO 2026	ARQ-01




SISTEMA DE ATENCIÓN MÉDICA DE URGENCIAS SAMU SIOP-E-SMA-OB-LP-0479-2026

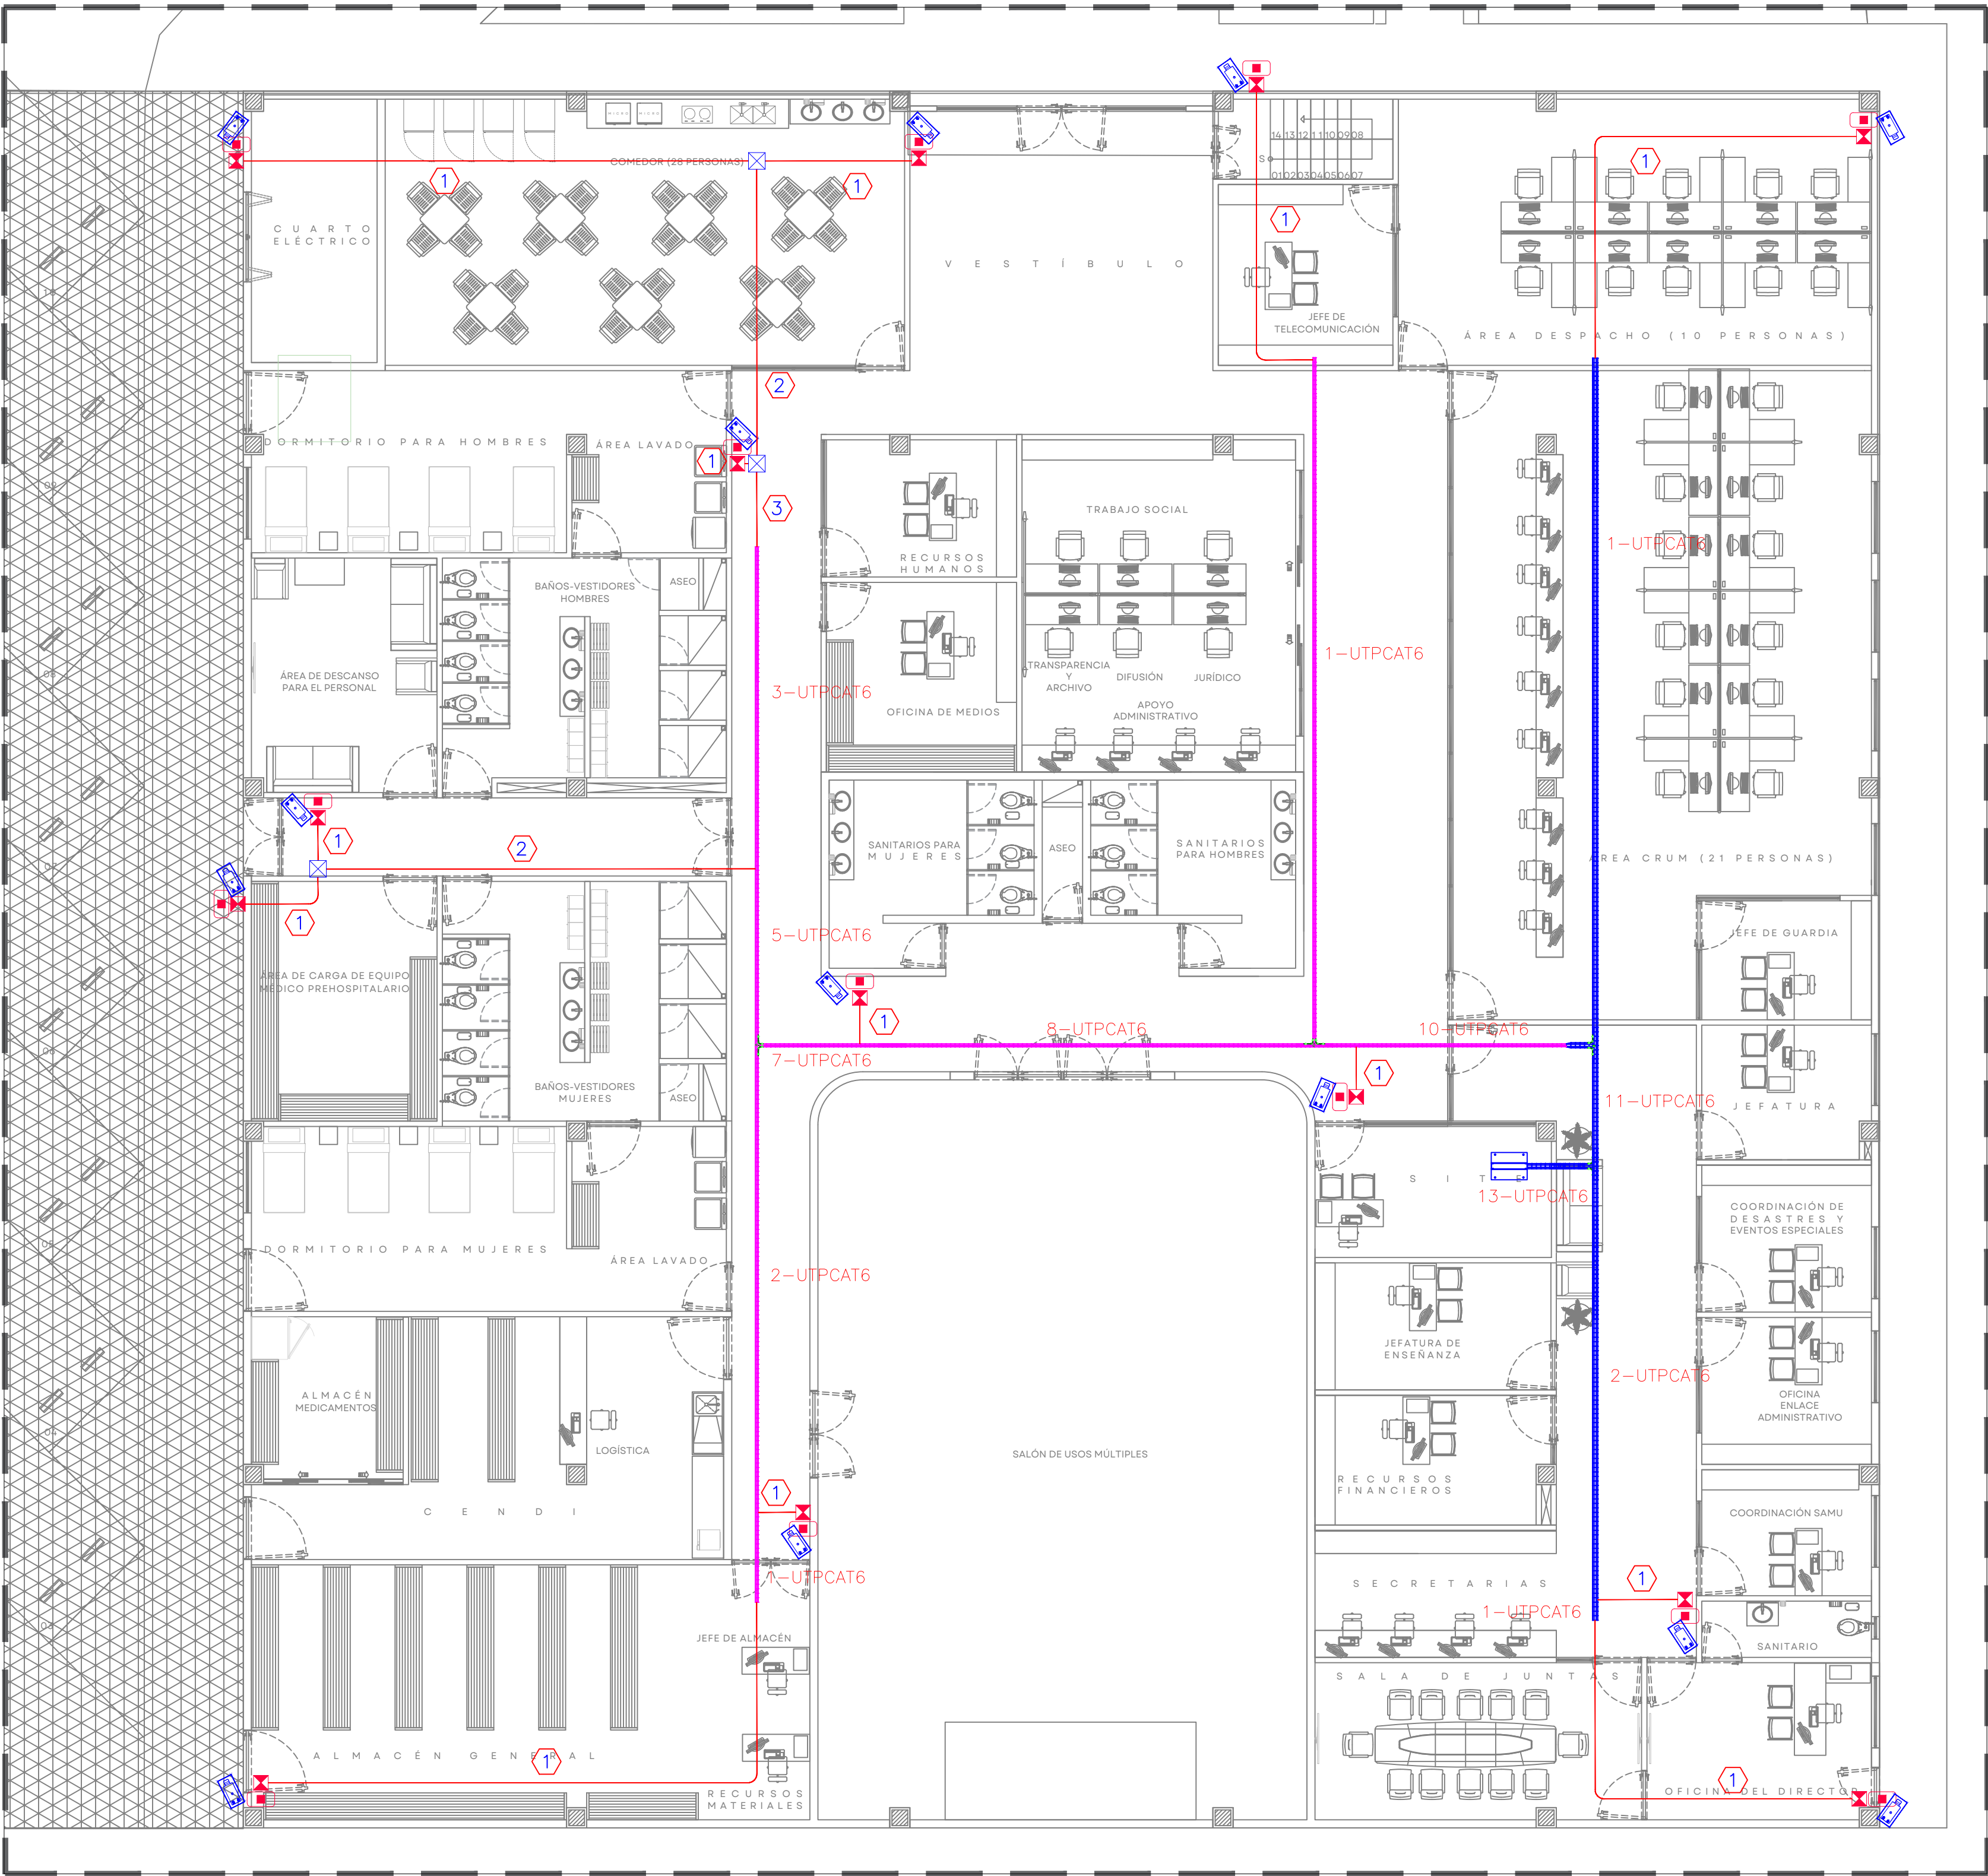

01 INSTALACIÓN DE CCTV



SAMU 1:100

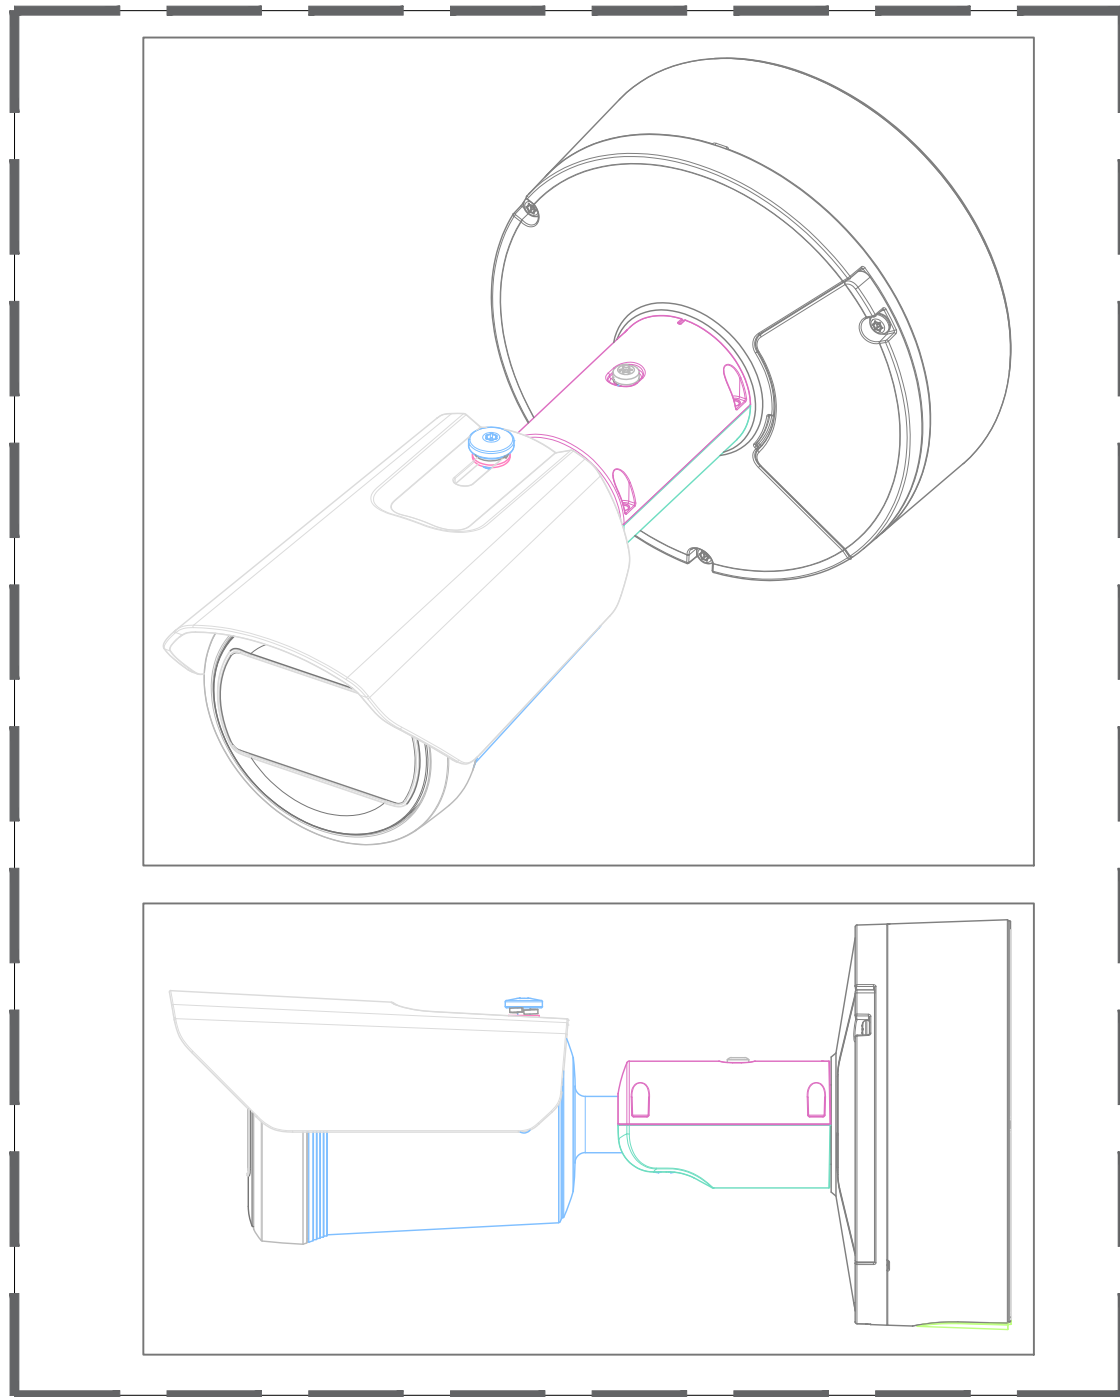

CAMARA DE VIDEOVIGILANCIA PNO-A7082R Mca: HANWHA VISION

Características principales

- Resolución máxima: 4 MP (sensor 1/1.8")
- Lente varifocal motorizado: 4.6 ~ 9.35 mm (zoom óptico 2.0x)
- Alcance IR WiselR de largo alcance: hasta 60 m (196.85 ft)
- Sensibilidad en color: 0.03 lux (F1.3, 1/30 s, 30 IRE)
- Sensibilidad en blanco y negro: 0.003 lux (F1.3, 1/30 s, 30 IRE)
- Analíticas basadas en motor de IA
- Detección de objetos: persona / rostro / vehículo / placa vehicular IVA (Analítica de Video Inteligente):
- línea virtual / área, entrada / salida, merodeo, dirección, intrusión
- Detección de resbalón y caída, Detección de uso de mascarilla
- Detección de distanciamiento social, Inteligencia de negocio basada en IA
- Conteo de personas / vehículos / multitudes, Gestión de filas
- Mapa de calor (Heatmap)
- Funciones adicionales
- Soporte BestShot y atributos completos
- Enmascaramiento dinámico de privacidad
- Mejora de imagen basada en IA
- extremeWDR, WiseNR II (basado en IA), WiseStream (basado en IA)
- Soporte WisePower (monitoreo de energía)
- Certificado del dispositivo (Hanwha Vision Root CA)
- Almacenamiento seguro (Secure Element con certificación FIPS 140-3 Nivel 3 / CC EAL6+)
- SBOM (Lista de materiales de software)
- 2 ranuras SD para almacenamiento
- Grados de protección: IP66 / IP67, NEMA 4X, IK10, NEMA-TS 2

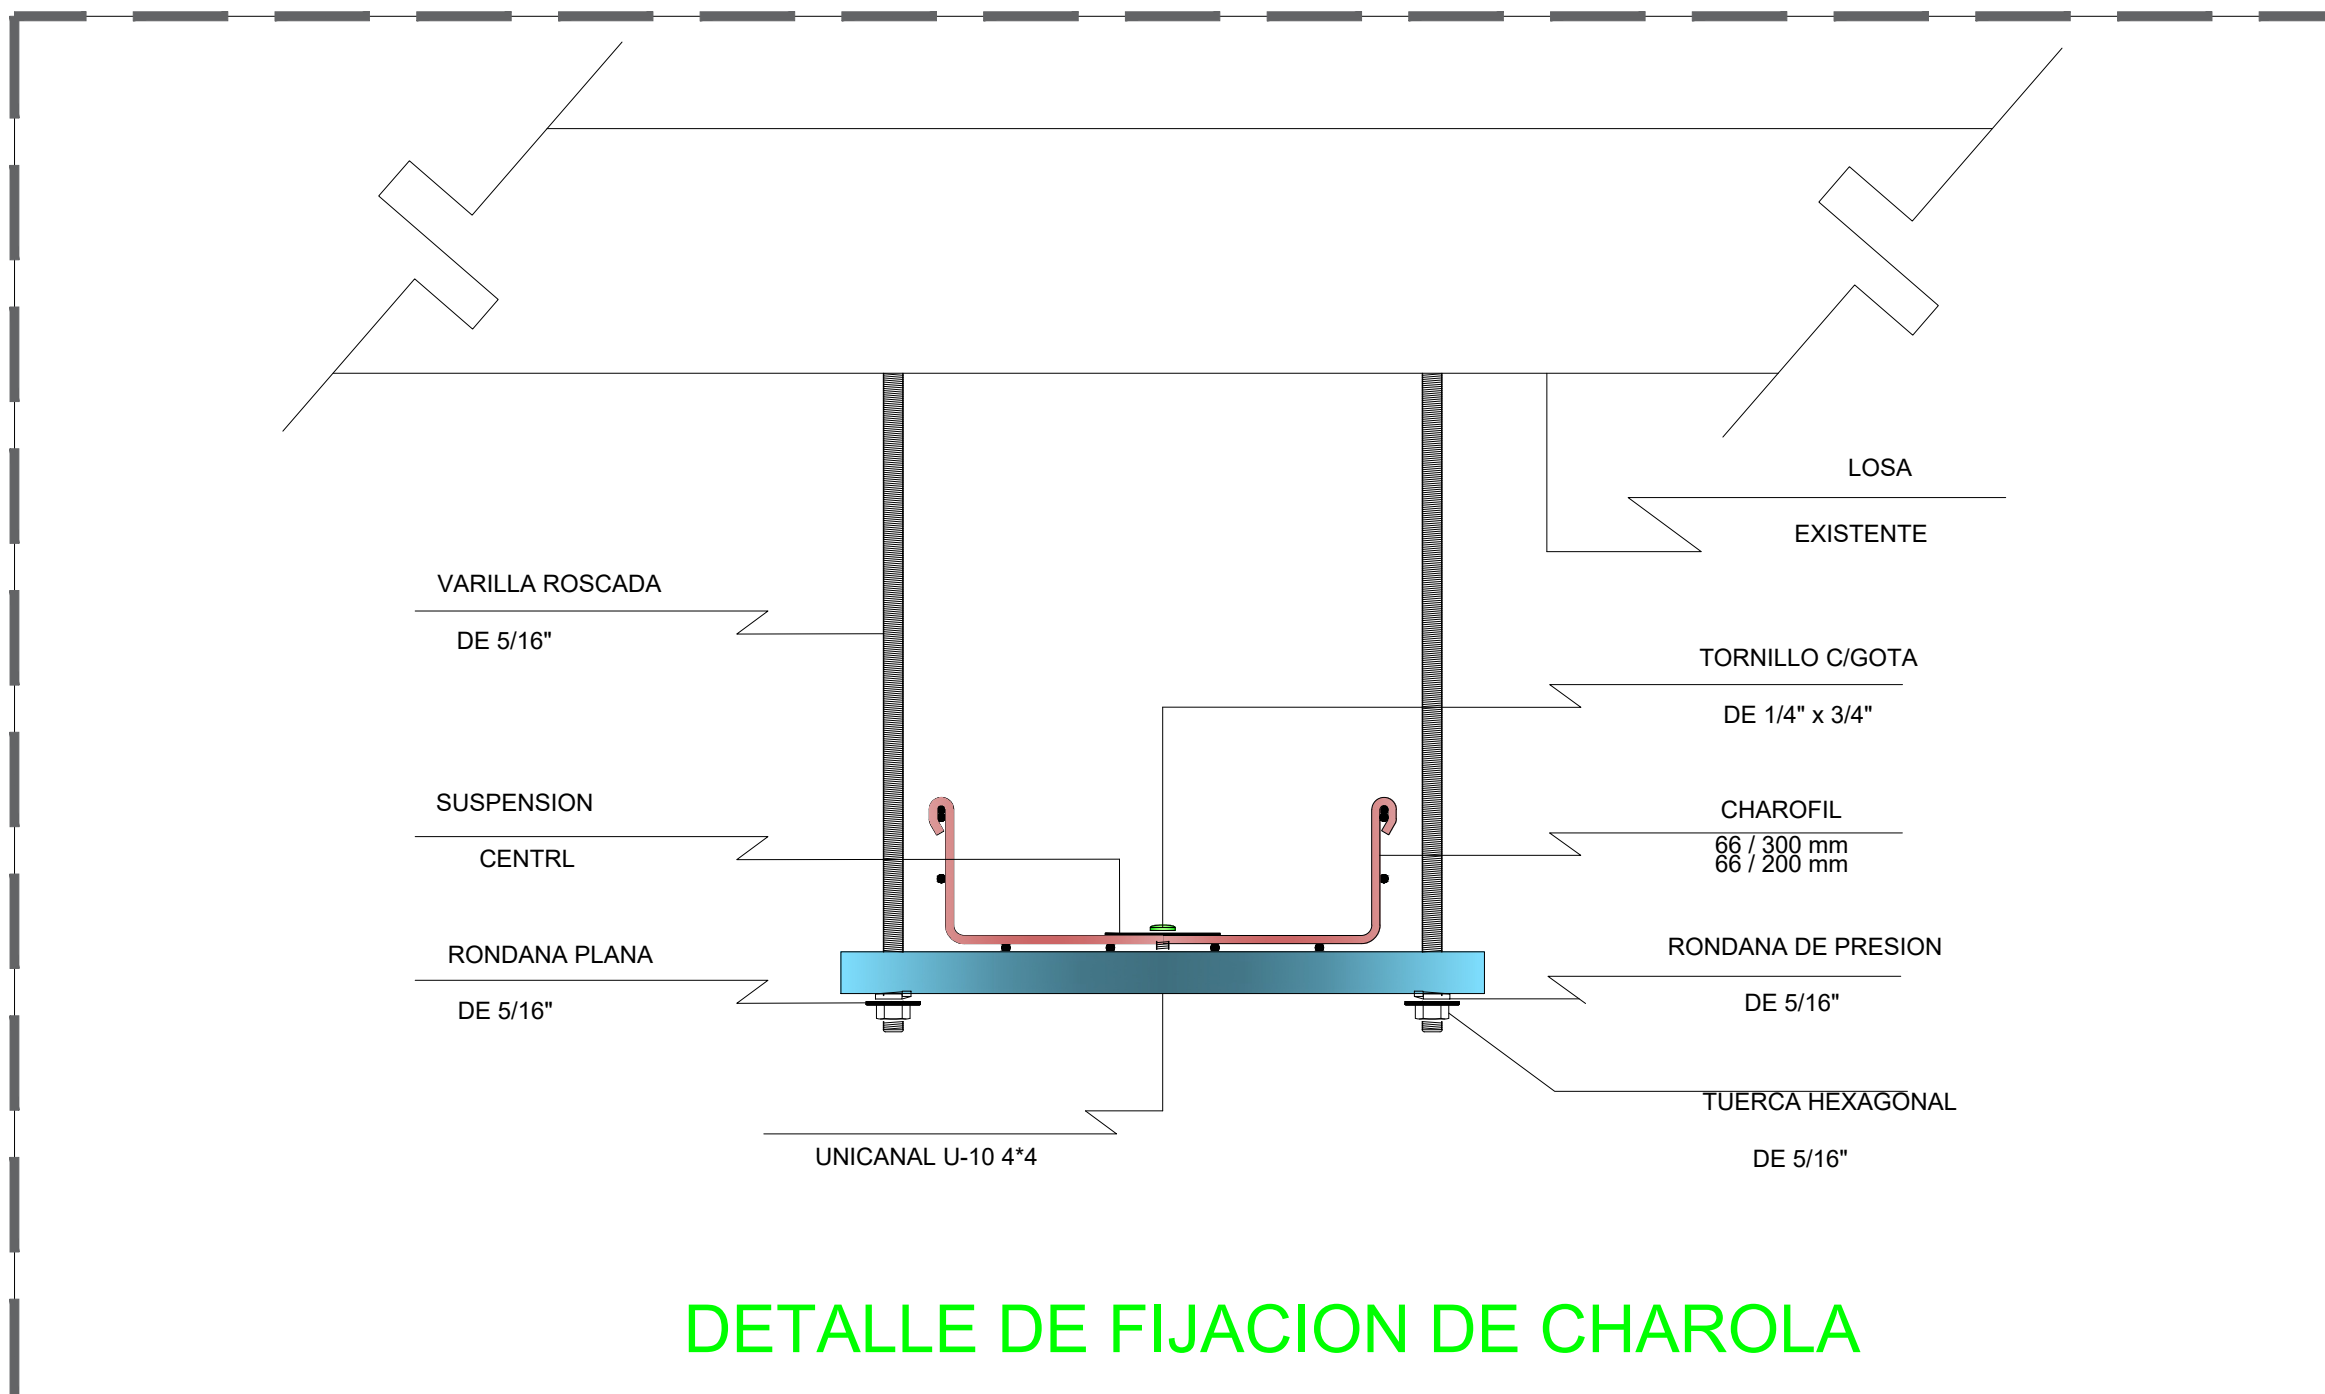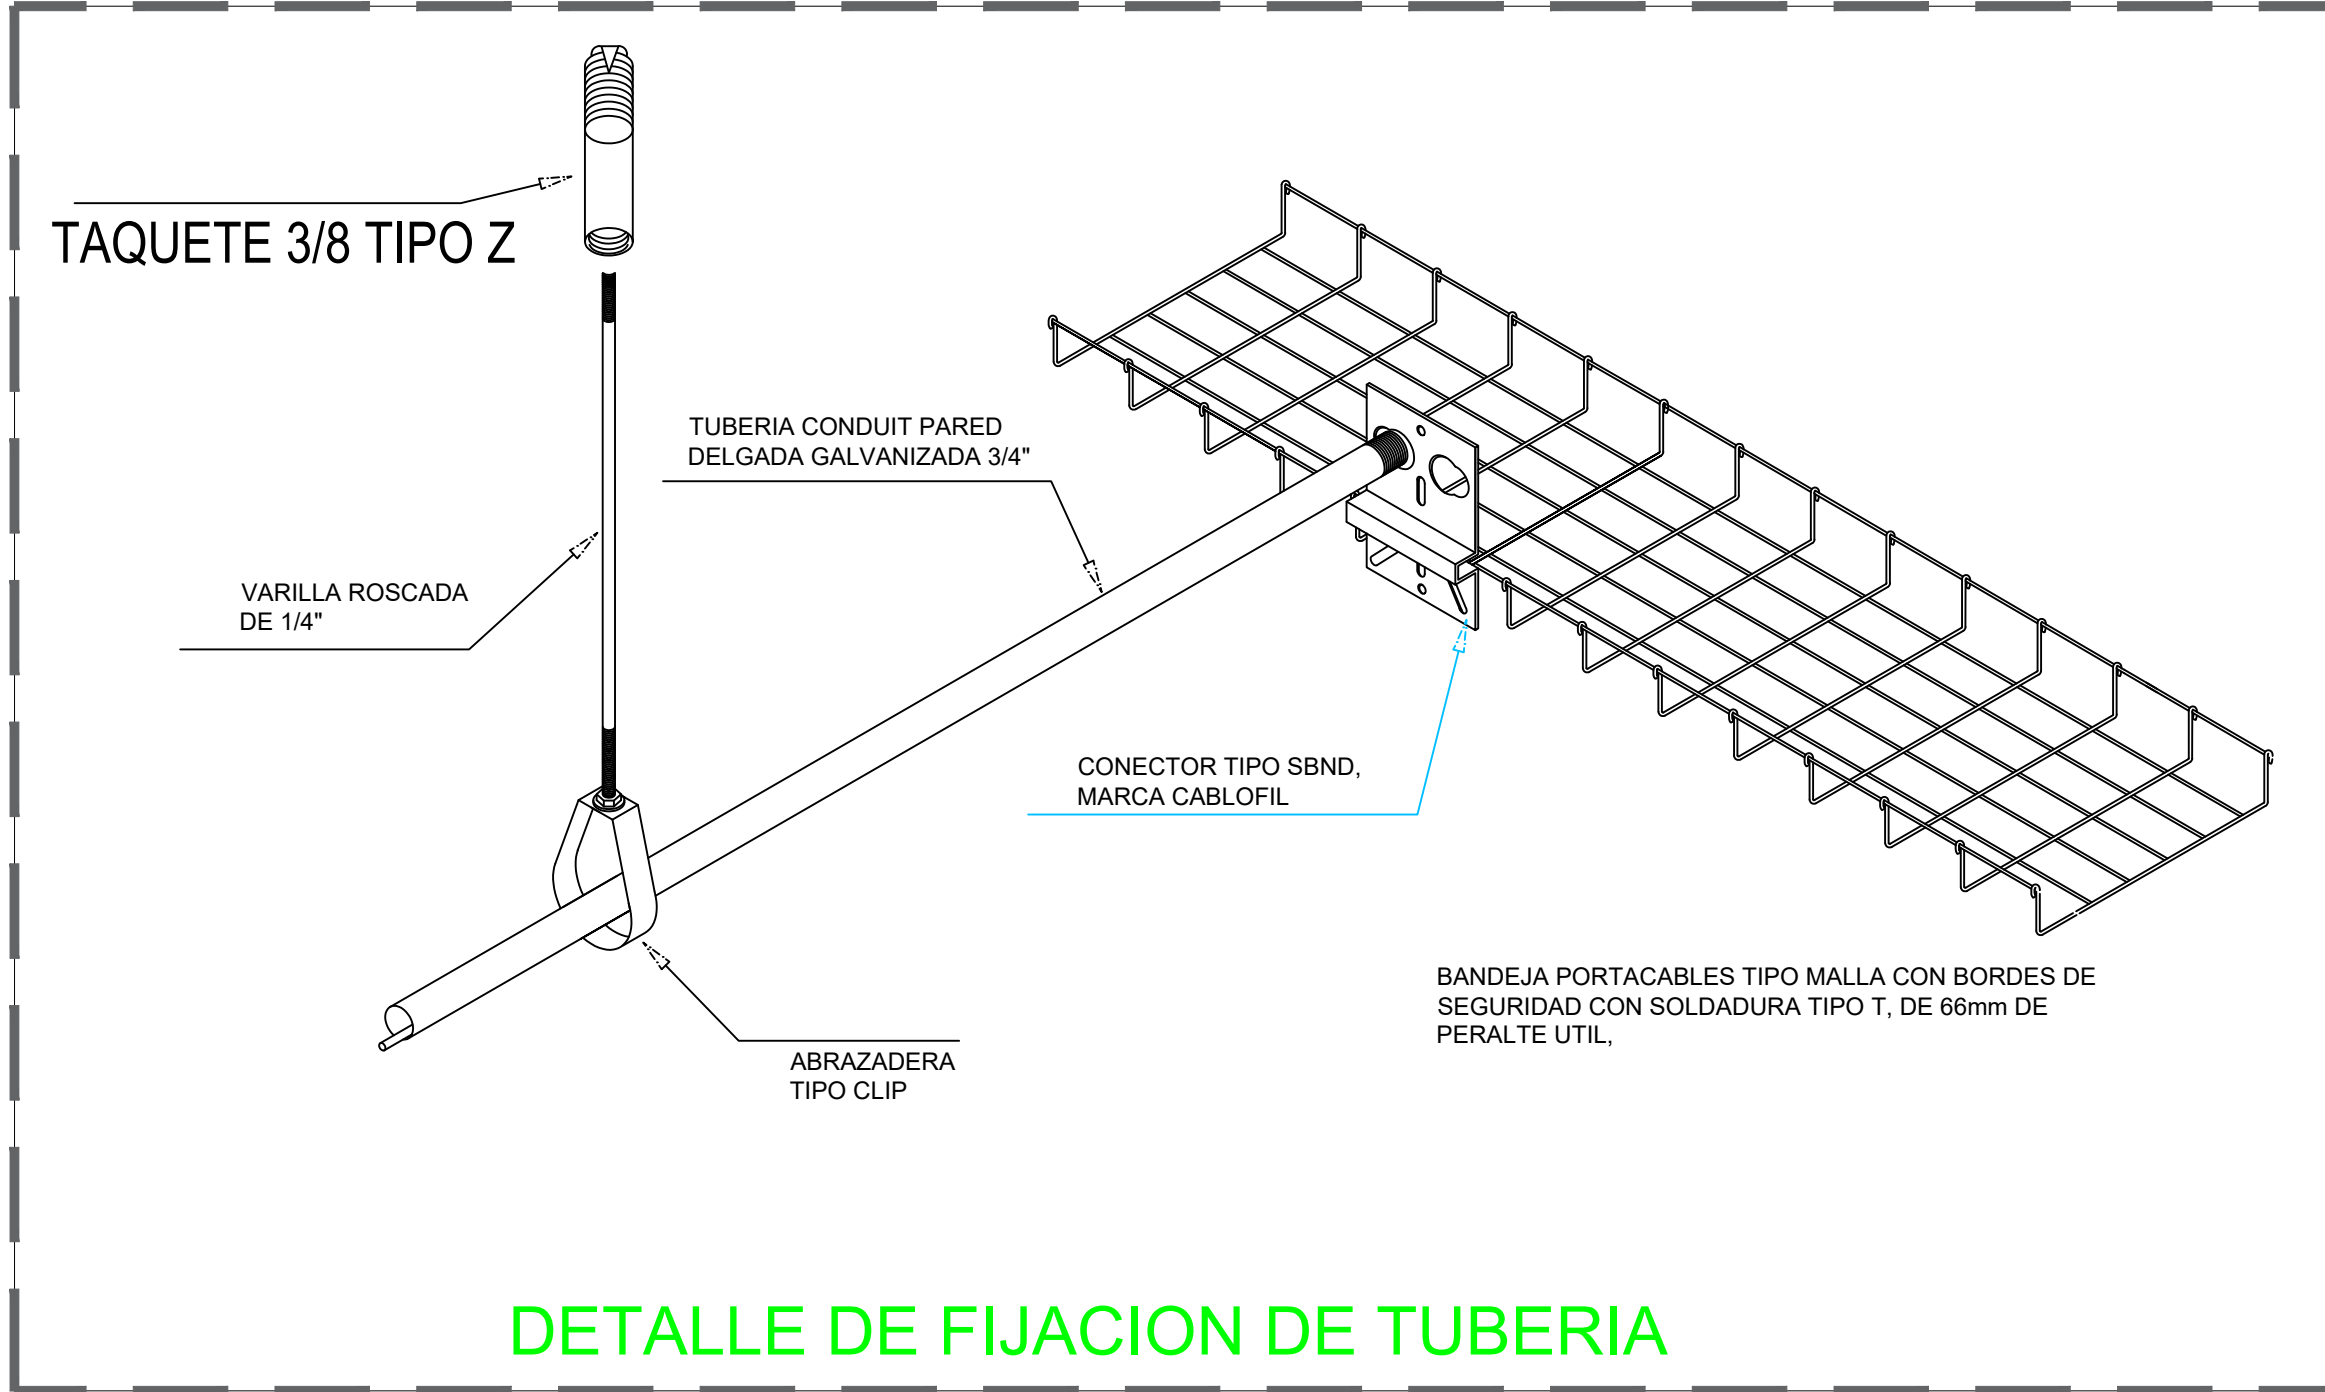


UBICACIÓN

CEDULA DE CABLEADO VOZ Y DATOS		
CEDULA	CABLES UTP	TUBERIA
1	1-UTPCAT6	PVC 3/4"
2	2-UTPCAT6	PVC 3/4"
3	3-UTPCAT6	PVC 3/4"
4	4-UTPCAT6	PVC 1"
5	5-UTPCAT6	PVC 1"
6	6-UTPCAT6	PVC 1"
7	1-OM3	PVC 2"

SIMBOLOGIA DE ACCESORIOS	
	CAMARA DE VIDEOVIGILANCIA PNO-A7082R Mca: HANWHA VISION
	PLACA DE DATOS CON CONECTOR RJ45 CAT 6
	REGISTRO RECTANGULAR PARA CABLEADO ESTRUCTURADO
	INDICA TRAYECTORIA DE TUBERIA POR PLAFON O LOSA
	INDICA SITE
	CHAROLA TIPO MALLA MCA. CHAROFIL 66 / 100 mm
	CHAROLA TIPO MALLA MCA. CHAROFIL 66 / 50 mm



AUTORIZACIÓN:	
Ing. Joel Iván Zúñiga Gosálvez Director General de Proyectos de Ingeniería	
Ing. Francisco Luciano Valdez Román Direccion de Proyectos de Infraestructura Eléctrica y Mecánica	
DATOS GENERALES	
Localización: Tequesquitengo No. 2600, Col. Lagos del Country, C.P. 45177.	
Municipio: Zapopan, Jalisco.	
PROYECTO:	
REHABILITACIÓN DE COMEDOR, DORMITORIOS, APOYO ADMINISTRATIVO Y PASILLOS EN LAS INSTALACIONES DEL SISTEMA DE ATENCIÓN MÉDICA URGENCIAS (SAMU), UBICADO EN EL MUNICIPIO DE ZAPOPAN, JALISCO.	
CONTENIDO:	
INSTALACIÓN DE CCTV	
ESCALA:	FECHA:
1:100	JULIO 2026
CLAVE DE PLANO:	
CCTV-01	

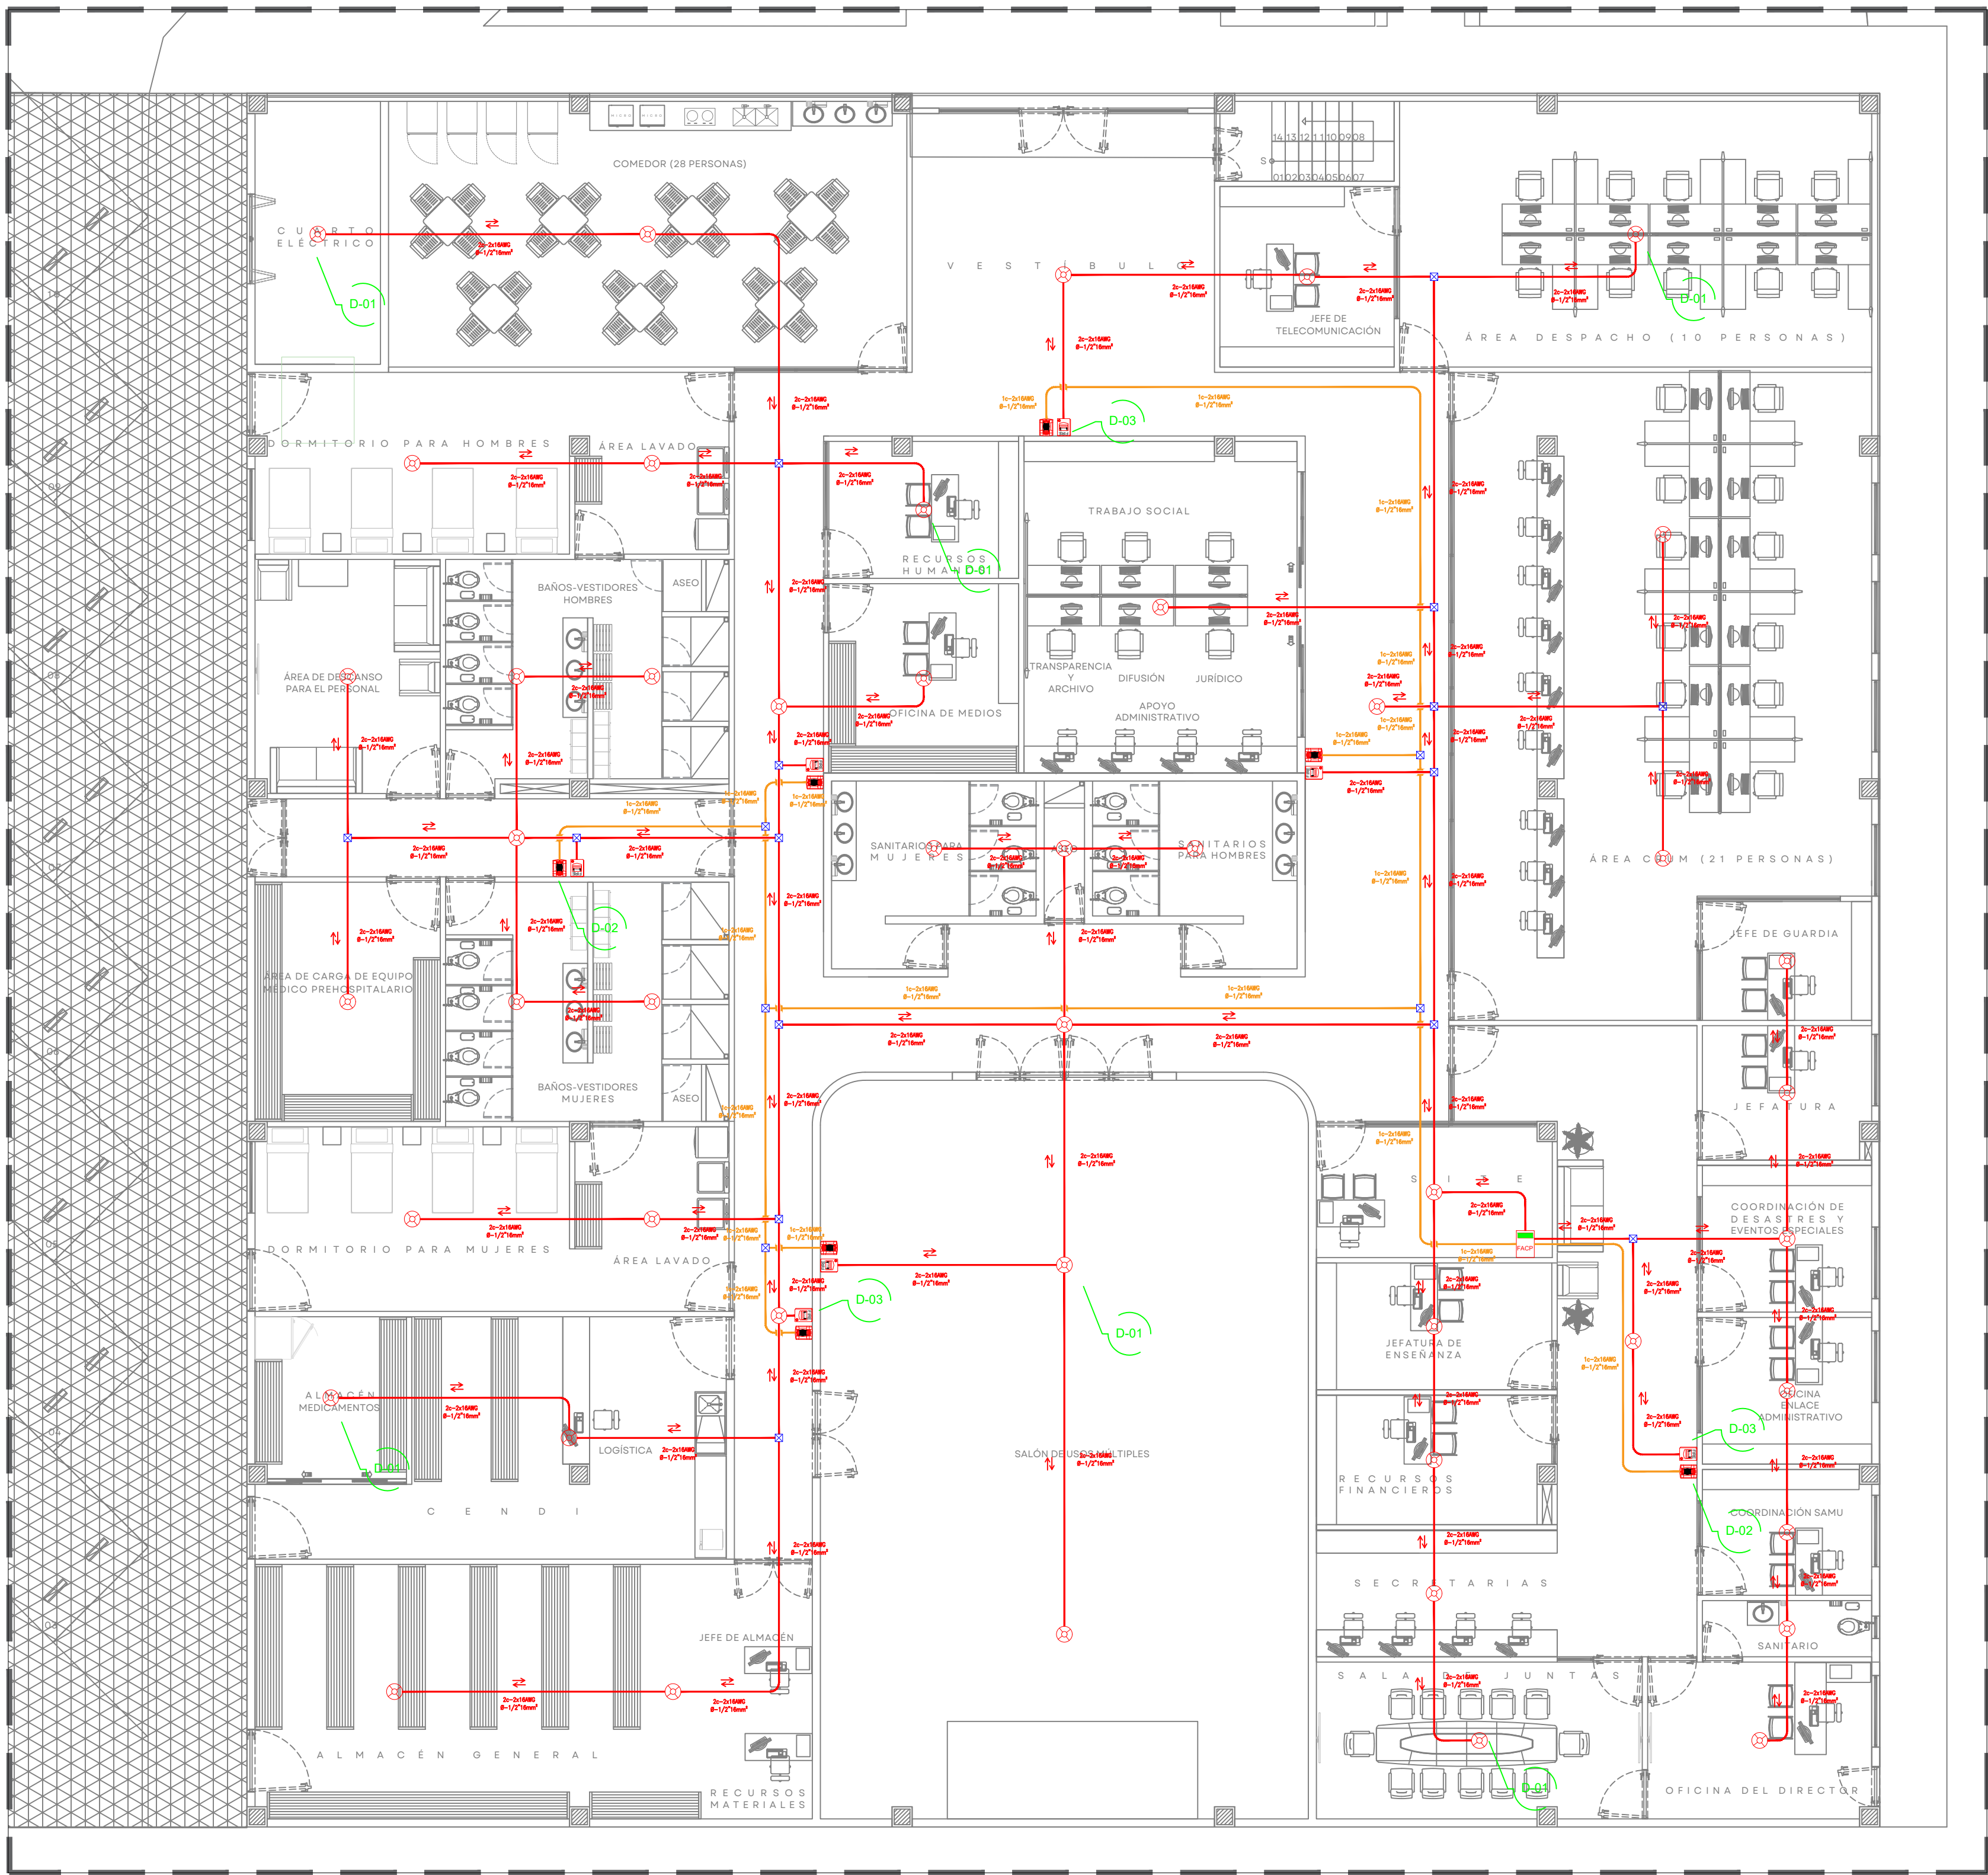


01 INSTALACIÓN DE DETECCIÓN DE HUMO

SAMU


1:100

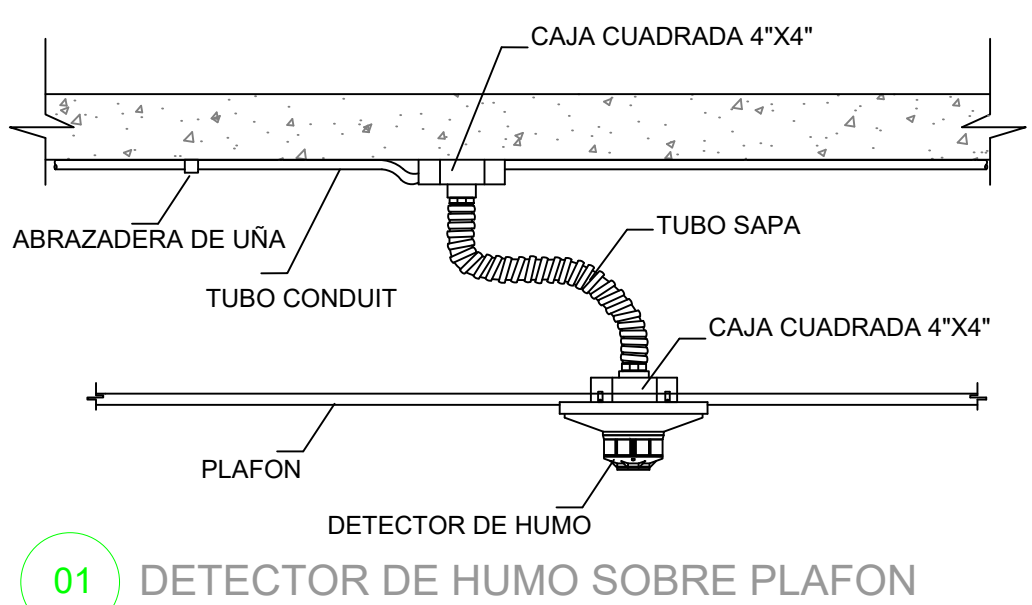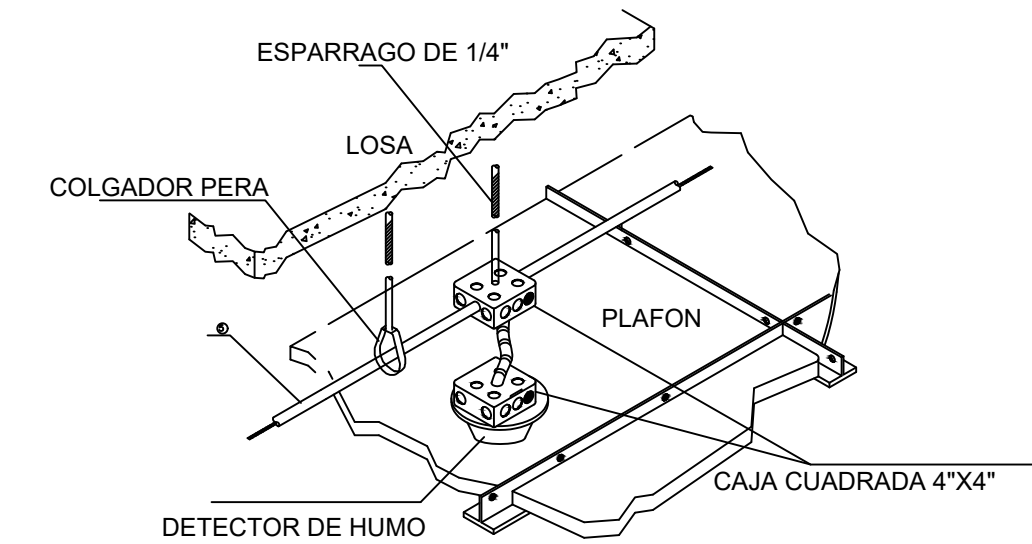

01 DETECTOR DE HUMO SOBRE PLAFON

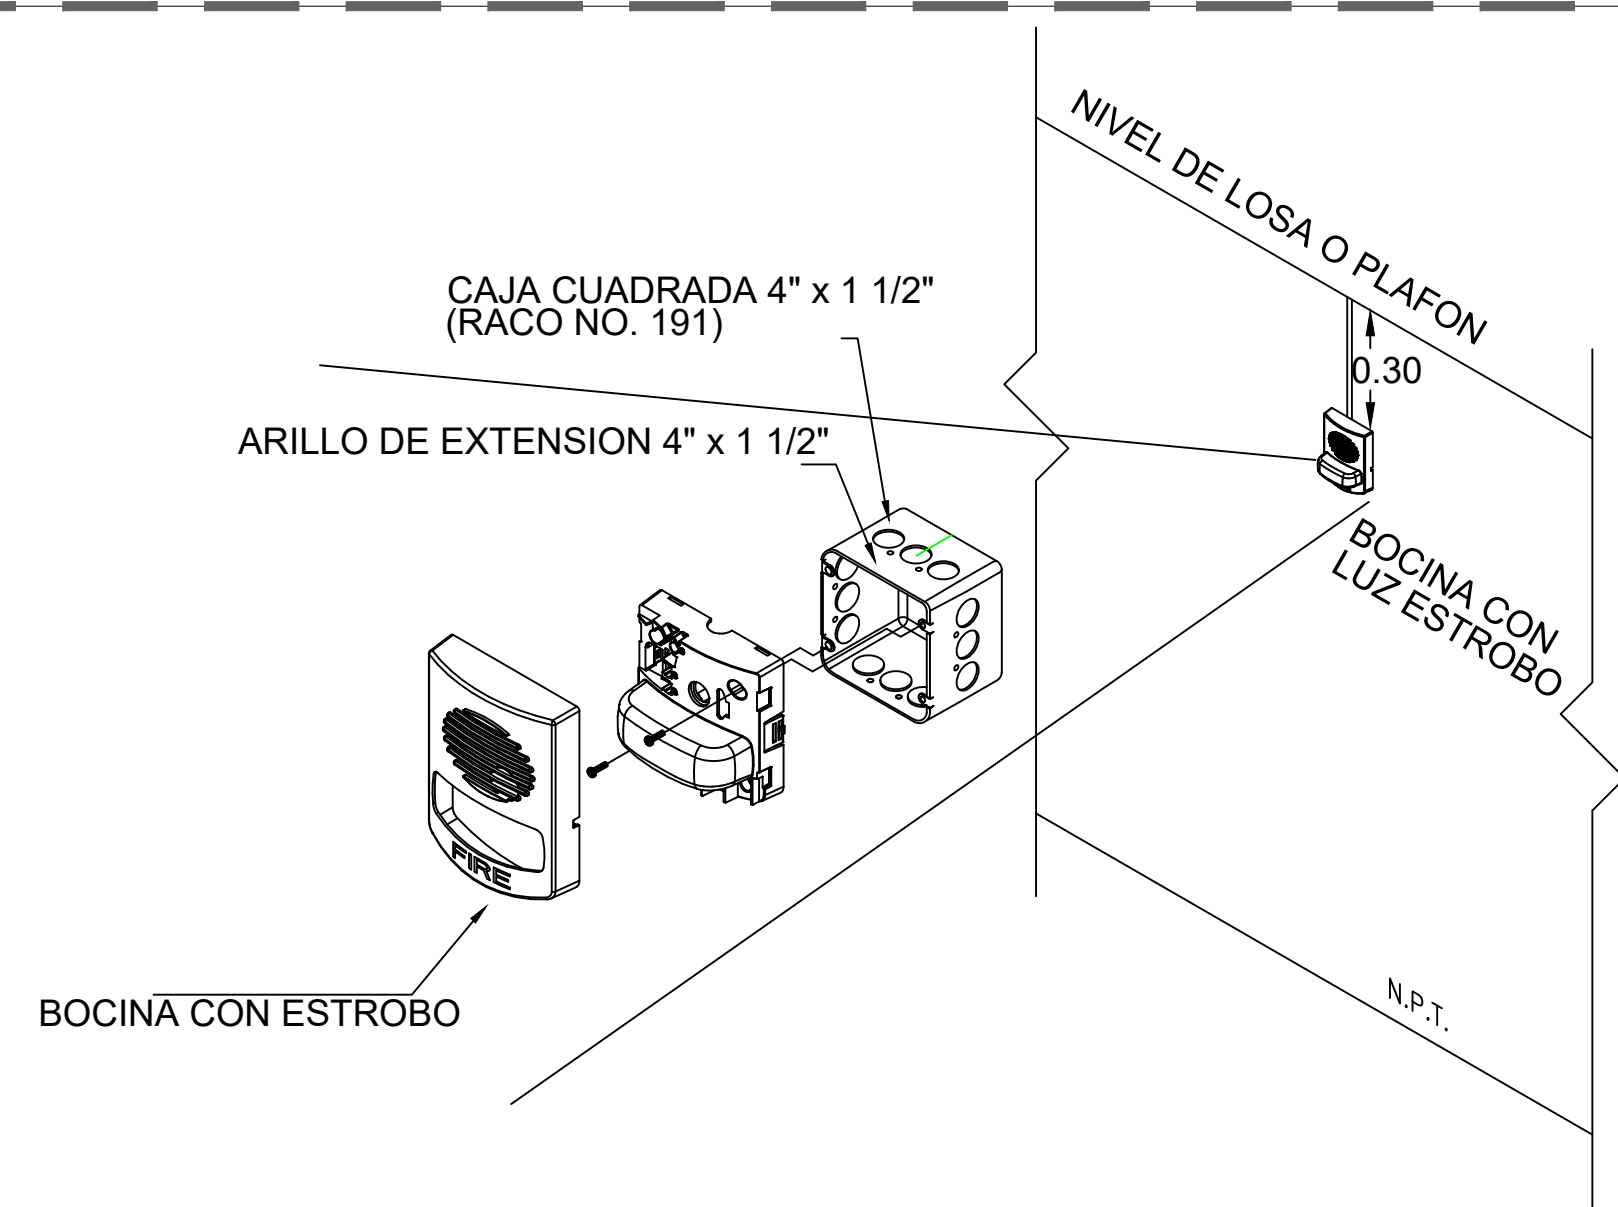


02 SIRENA ESTROBO SOBRE MURO

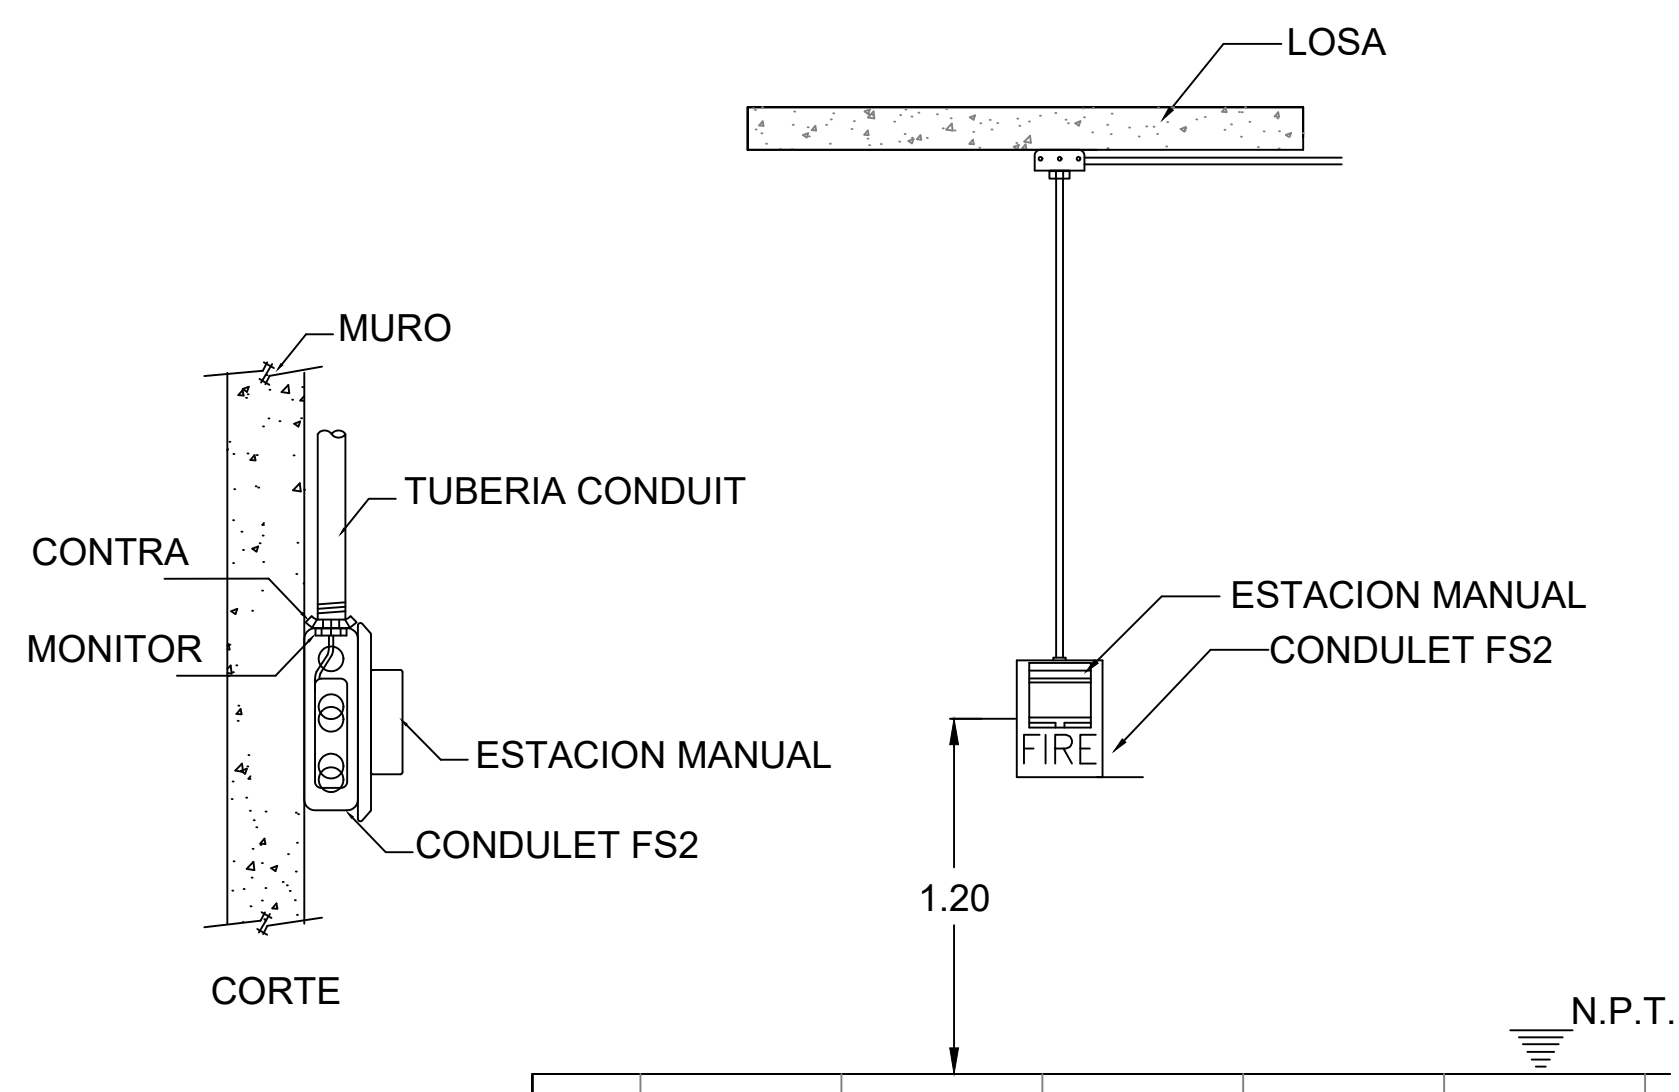

03 INSTALACION DE ESTACION MANUAL



UBICACIÓN

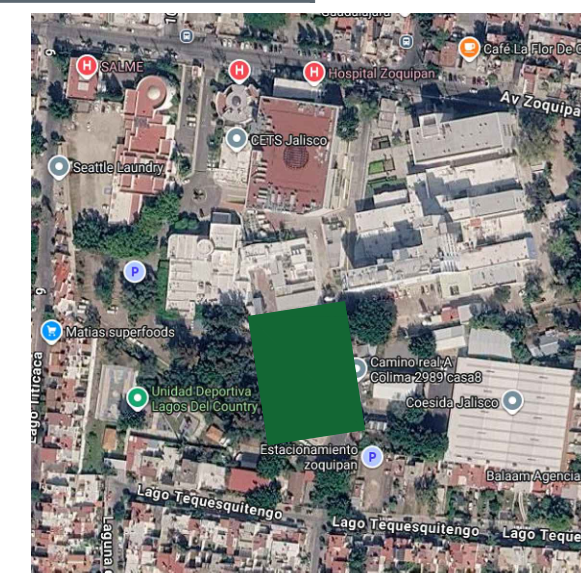

NOTAS:

SIMBOLOGIA	
	IDP-PHOTO-W Detector de Humo / Direccional / Tecnología IDP / Color B300-6 Base de 6 Pulgadas / Para detectores Notifier, Farenhty, Silent Knight y Fire-Lite Marca Honeywell
	Sirena y flash direccional Mod. WSS-PC-105 . Marca Honeywell
	IDPPULLDA Estación Manual de Doble Acción, Direccional, Totalmente Supervisada P2RLED Marca Honeywell
	Registro Galvanizado En losa.
	IFP-75B Panel de Detección de Incendio / Direccional / Hasta 150 Puntos / Compatible con Protocolos IDP, SK y SD Marca Honeywell

AUTORIZACIÓN:

Ing. Joel Iván Zúñiga Gosálvez
Director General de Proyectos de Ingeniería

Ing. Francisco Luciano Valdez Román
Direccion de Proyectos de Infraestructura Eléctrica y Mecánica

DATOS GENERALES

Localización: Tequesquintengo No. 2600, Col. Lagos del Country, C.P. 45177.

Municipio: Zapopan, Jalisco.

PROYECTO:

REHABILITACIÓN DE COMEDOR, DORMITORIOS, APOYO ADMINISTRATIVO Y PASILLOS EN LAS INSTALACIONES DEL SISTEMA DE ATENCIÓN MÉDICA URGENCIAS (SAMU), UBICADO EN EL MUNICIPIO DE ZAPOPAN, JALISCO.

CONTENIDO:

INSTALACIÓN DE DETECCIÓN DE HUMO

ESCALA:

1:100

FECHA:

JULIO 2026

CLAVE DE PLANO:

DH-01

SISTEMA DE ATENCIÓN MÉDICA DE URGENCIAS SAMU SIOP-E-SMA-OB-LP-0479-2026



Infraestructura y Obra Pública



SIMBOLOGÍA

- | | |
|---|--|
|  | UNIDAD CASSETTE SOPORTADA DESDE LOSACERO. |
|  | UNIDAD SPLIT MONTADA EN MURO. |
|  | UNIDAD VRF 22 HP MONTADA SOBRE N.P.T. |
|  | UNIDAD VRF 12 HP MONTADA SOBRE N.P.T. |
|  | TUBERIA DE COBRE PARA REFRIGERANTE, BAJA PRESION, GAS, VER DIAGRAMA DE TUBERIAS. |
|  | TUBERIA DE COBRE PARA REFRIGERANTE, ALTA PRESION, LIQUIDO, VER DIAGRAMA DE TUBERIAS. |
|  | BIFURCACION TUBERIA COBRE PARA REFRIGERANTE, VER DIAGRAMA DE TUBERIAS. |
|  | TUBERIA CONTROL (CONTROLADOR), EMT 3/4", CABLE 8X18AWG. VER DIAGRAMA DE CONTROL. |
|  | CAJA METALICA GALVANIZADA 3/4". |
|  | SUBE/BAJA TUBERIA. |
|  | CONTROLADOR MANUAL EN MURO, ALTURA DE MONTAJE= 1.20M SOBRE N.P.T. |

Mtro. Joel Iván Zúñiga Gosálvez
Director General de Proyectos de Ingeniería

Ing. Francisco Luciano Valdez Román
Sección de Proyectos de Infraestructura Eléctrica
Mecánica

Localización: Tequesquitengo No. 2600, Col. Lagos del Country, C.P. 45177.
Municipio: Zapopan, Jalisco.


REHABILITACIÓN DE COMEDOR, DORMITORIOS, APOYO ADMINISTRATIVO Y PASILLOS EN LAS INSTALACIONES DEL SISTEMA DE ATENCIÓN MÉDICA URGENCIAS (SAMU), UBICADO EN EL MUNICIPIO DE ZAPOPAN, JALISCO.

INSTALACIÓN HVAC SEMBRADO DE EQUIPOS

CLAVE DE PLANO




SISTEMA DE ATENCIÓN MÉDICA DE URGENCIAS SAMU SIOP-E-SMA-OB-LP-0479-2026

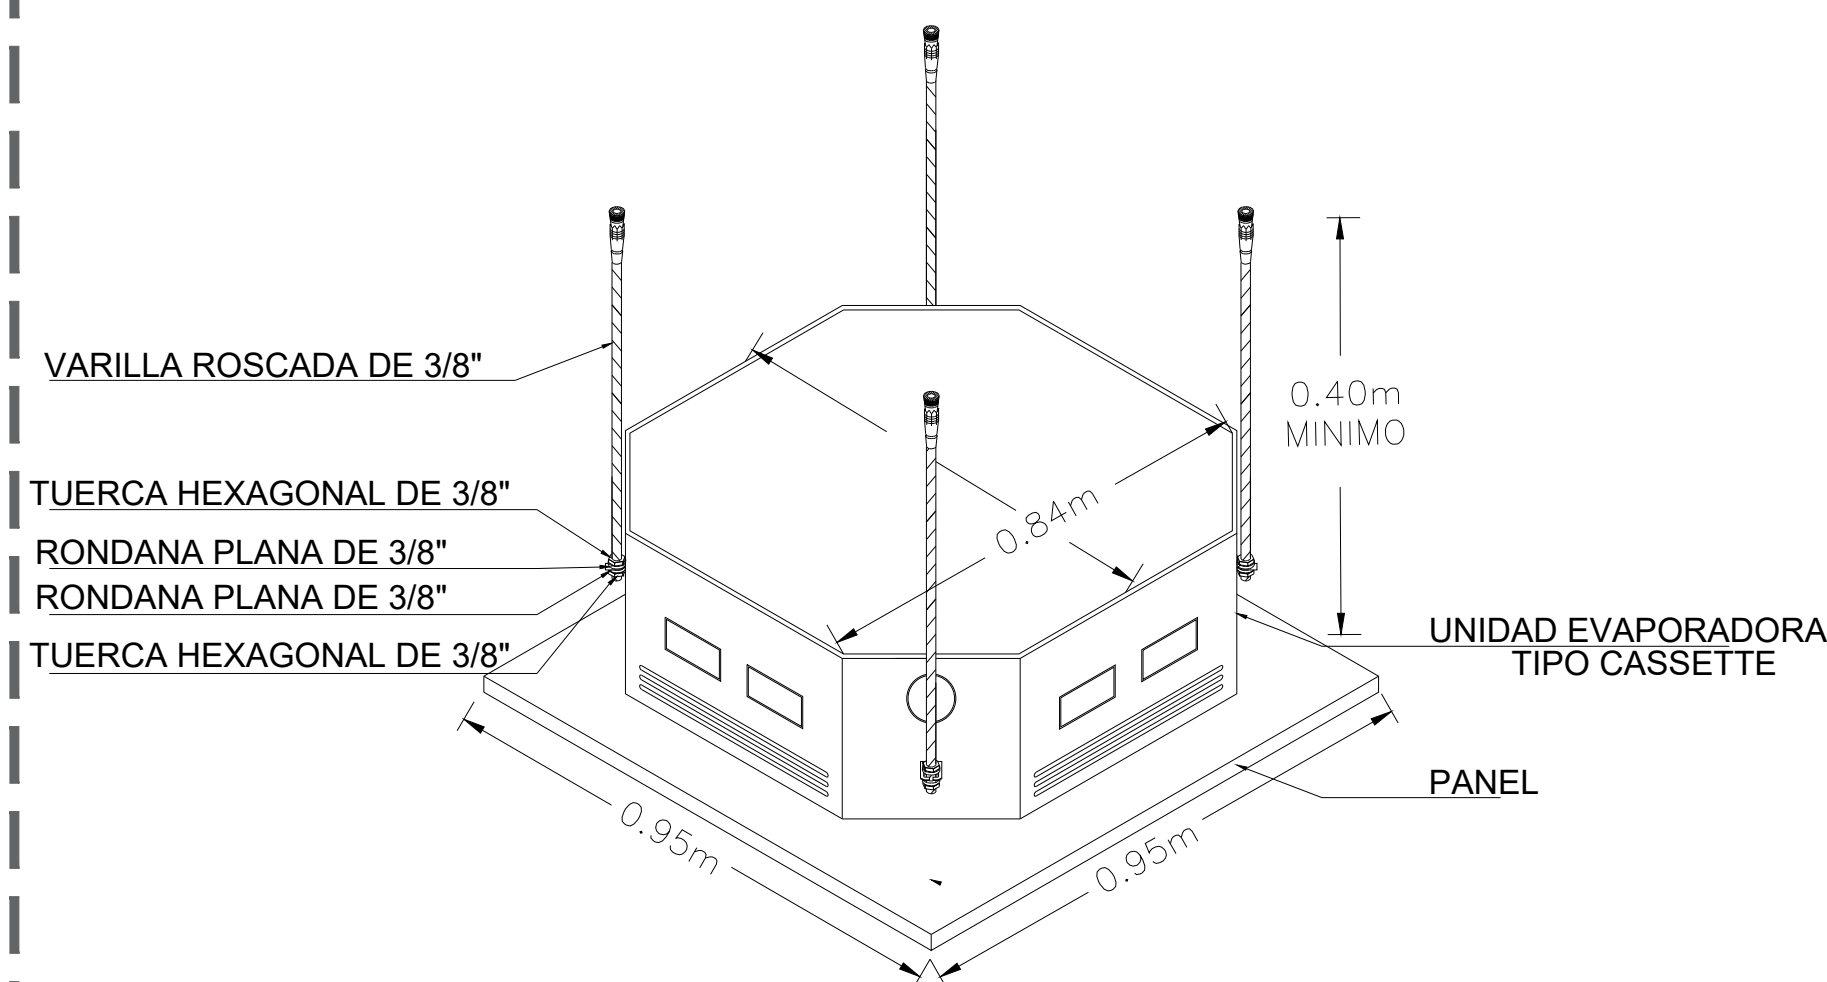


DETALLE SOPORTERIA UNIDAD CASSETTE

S/E

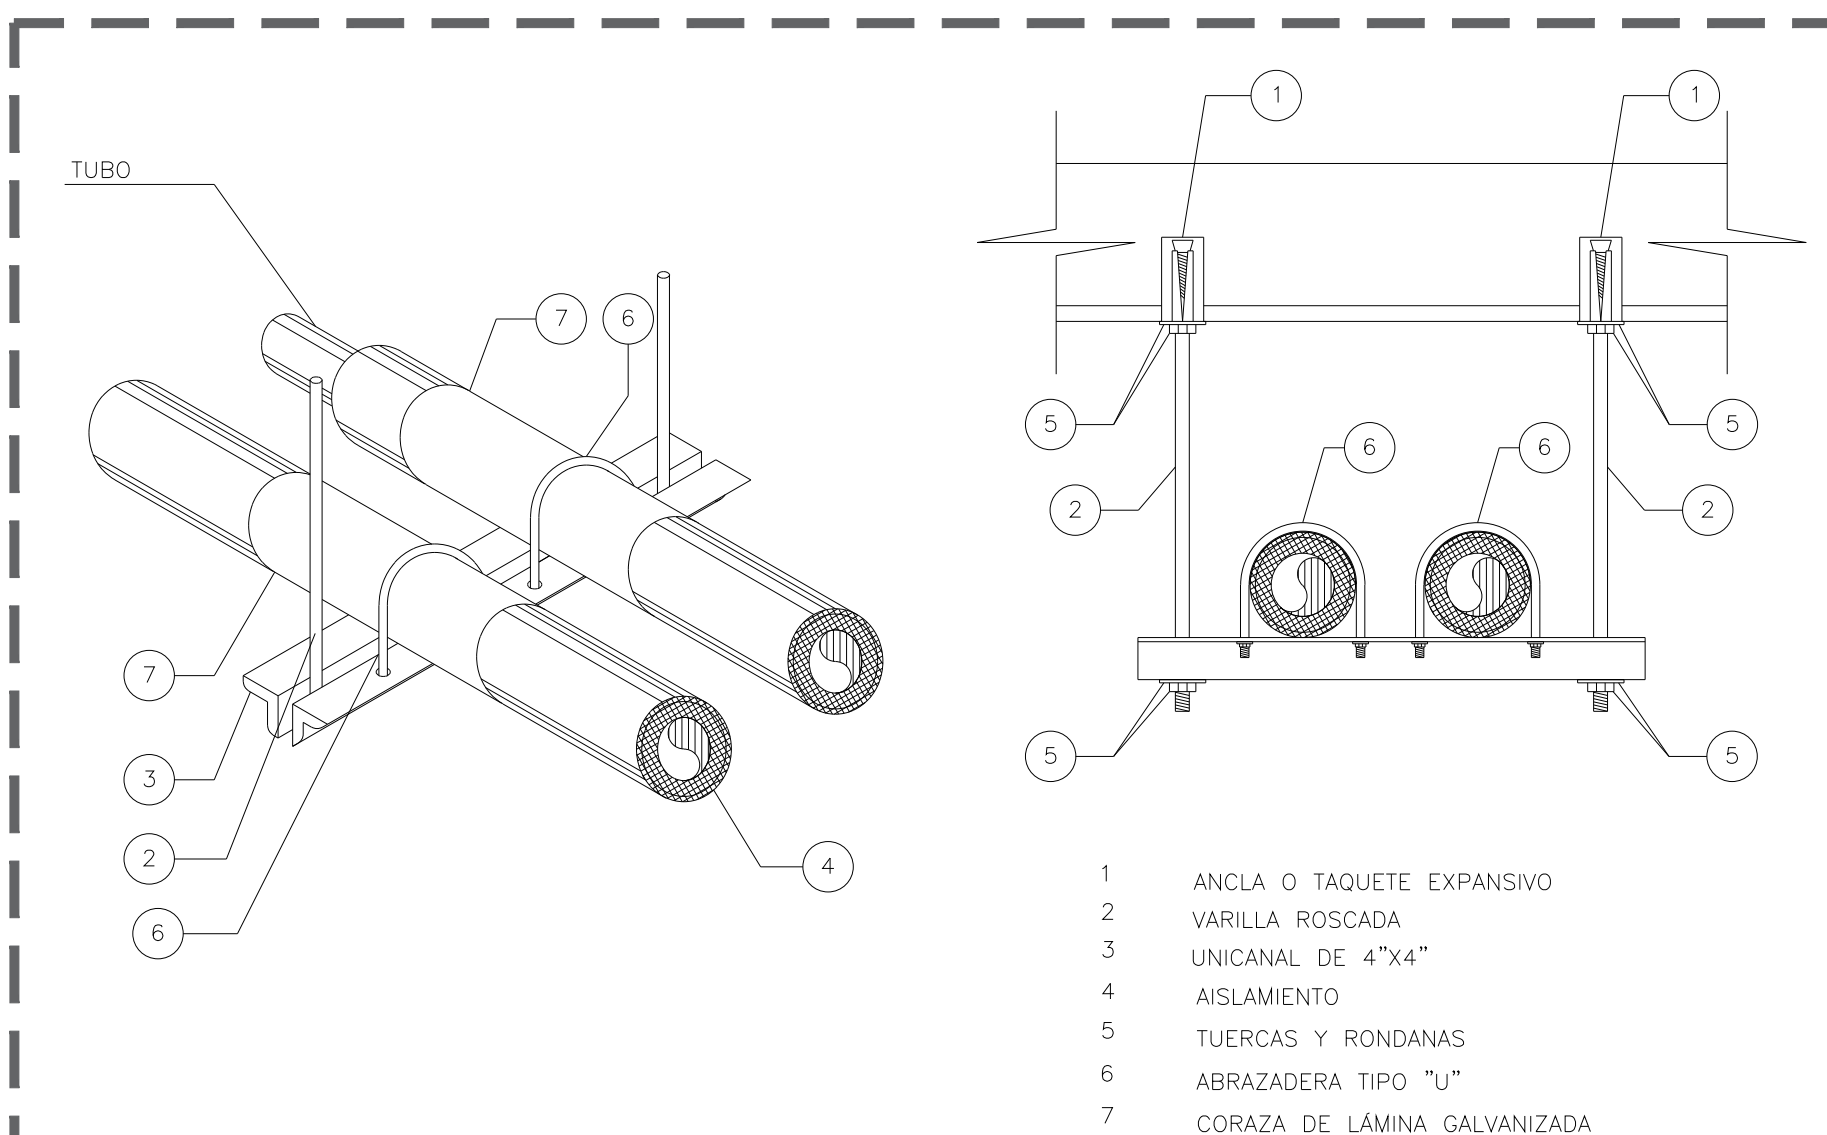


DETALLE SOPORTERIA PARA TUBERÍAS DE REFRIGERANTE EN TECHO

S/E

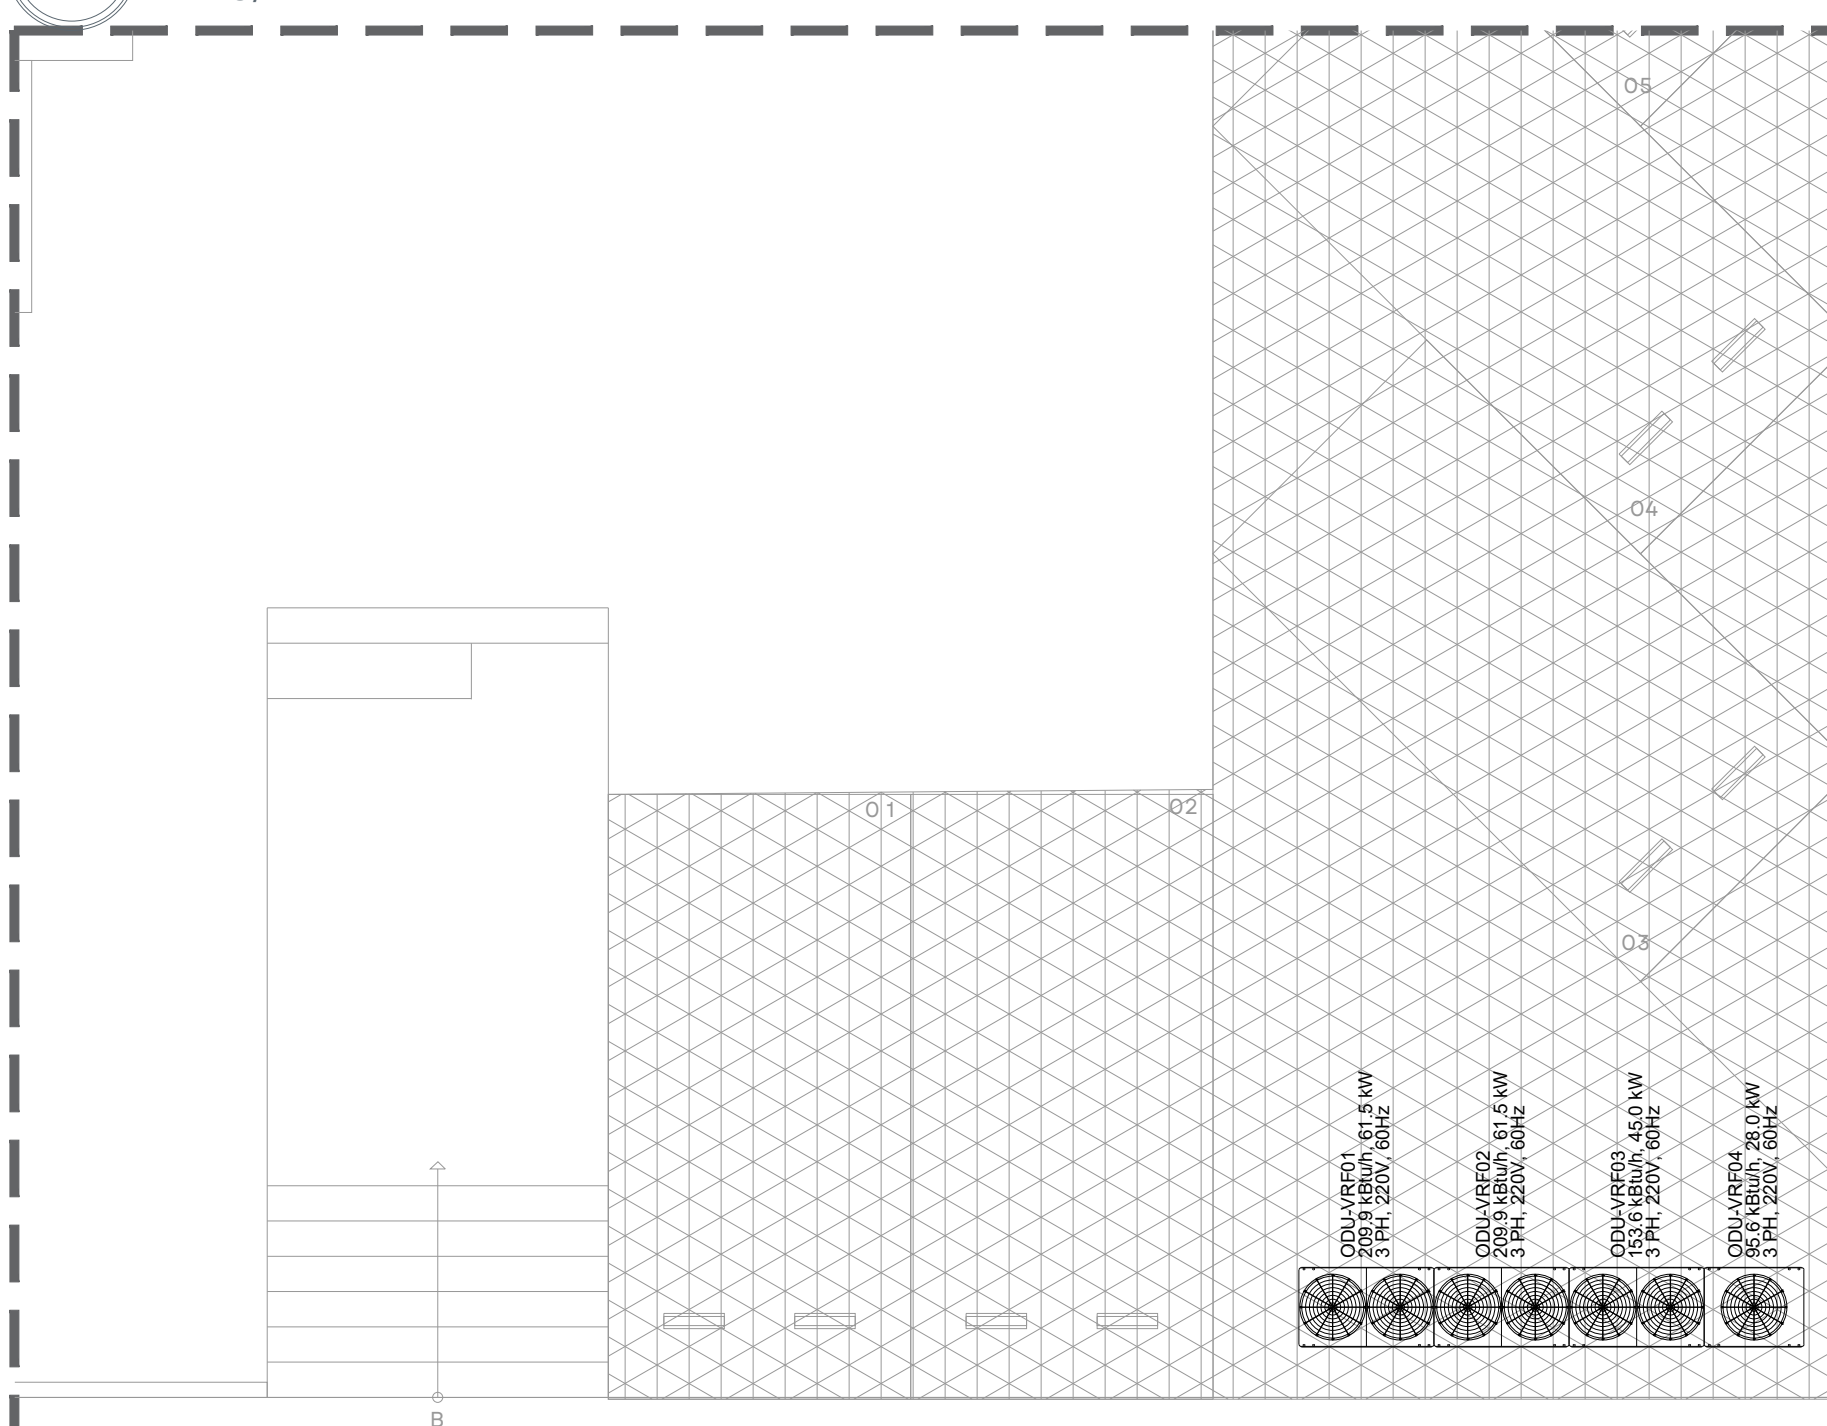


INSTALACIÓN HVAC - SEMBRADO DE EQUIPOS

 ESCALA 1:75



HVAC-SAMU.dwg

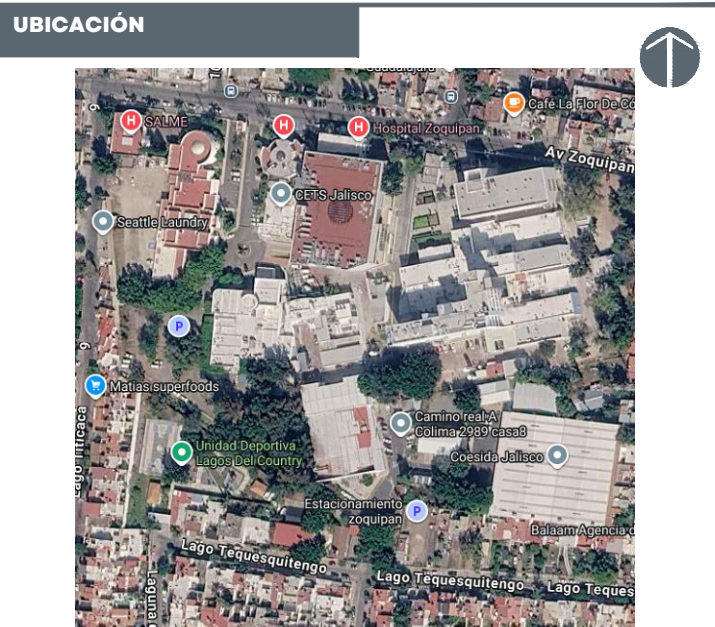

NOTAS:

SIMBOLOGÍA

	UNIDAD CASSETTE SOPORTADA DESDE LOSACERO.
	UNIDAD SPLIT MONTADA EN MURO.
	UNIDAD VRF 22 HP MONTADA SOBRE N.P.T.
	UNIDAD VRF 12 HP MONTADA SOBRE N.P.T.
	TUBERÍA DE COBRE PARA REFRIGERANTE, BAJA PRESIÓN, GAS. VER DIAGRAMA DE TUBERIAS.
	TUBERÍA DE COBRE PARA REFRIGERANTE, ALTA PRESIÓN, LÍQUIDO. VER DIAGRAMA DE TUBERIAS.
	BIFURCACIÓN TUBERÍA COBRE PARA REFRIGERANTE. VER DIAGRAMA DE TUBERIAS.
	TUBERÍA CONTROL (CONTROLADOR), EMT 3/4", CABLE 8X18AWG. VER DIAGRAMA DE CONTROL.
	TUBERÍA CONTROL (VRF), EMT 3/4", CABLE 8X18AWG. VER DIAGRAMA DE CONTROL.
	CAJA METÁLICA GALVANIZADA 3/4".
	SUBE/BAJA TUBERÍA.
	CONTROLADOR MANUAL EN MURO. ALTURA DE MONTAJE= 1.20M SOBRE N.P.T.

AUTORIZACIÓN:

Mtro. Joel Iván Zúñiga Gosálvez
Director General de Proyectos de Ingeniería

Ing. Francisco Luciano Valdez Román
Dirección de Proyectos de Infraestructura Eléctrica y Mecánica

DATOS GENERALES

Localización: Tequesquitengo No. 2600, Col. Lagos del Country, C.P. 45177.
Municipio: Zapopan, Jalisco.

PROYECTO:

REHABILITACIÓN DE COMEDOR, DORMITORIOS, APOYO ADMINISTRATIVO Y PASILLOS EN LAS INSTALACIONES DEL SISTEMA DE ATENCIÓN MÉDICA URGENCIAS (SAMU), UBICADO EN EL MUNICIPIO DE ZAPOPAN, JALISCO.

CONTENIDO:

HVAC
CUADROS DE DISPOSITIVOS

ESCALA:

S/E

FECHA:


Jul. 2026

CLAVE DE PLANO:


HVAC-02

EVAPORADORAS (UNIDADES INTERIORES)												
NOMBRE	TIPO DE UNIDAD	AREA	CAPACIDAD DE ENFRIAMIENTO			REFRIGERANTE	ALIMENTACIÓN ELÉCTRICA			DIMENSIONES DE UNIDAD [MM] (ANCHO X LARGO X ALTO)	DIMENSIONES DE PANEL [MM] (ANCHO X LARGO X ALTO)	PESO NETO [KG]
			KBTU/H	KW	TON		TENSIÓN	POTENCIA [W]	CORRIENTE NOMINAL [A]			
IDU-C01	CASSETTE	COMEDOR	24	7.1	2	R410A	1ph/220V/60HZ	60	0.5	840 X 840 X 200	950 X 950 X 65	25
IDU-C02	CASSETTE	COMEDOR	24	7.1	2	R410A	1ph/220V/60HZ	60	0.5	840 X 840 X 200	950 X 950 X 65	25
IDU-C03	CASSETTE	COMEDOR	24	7.1	2	R410A	1ph/220V/60HZ	60	0.5	840 X 840 X 200	950 X 950 X 65	25
IDU-C04	CASSETTE	DORMITORIO PARA HOMBRES	24	7.1	2	R410A	1ph/220V/60HZ	60	0.5	840 X 840 X 200	950 X 950 X 65	25
IDU-C05	CASSETTE	AREA DE DESCANSO PARA EL PERSONAL	9	2.8	0.75	R410A	1ph/220V/60HZ	30	0.15	570 X 570 X 265	620 X 620 X 47.5	17.5
IDU-C06	CASSETTE	DORMITORIO PARA MUJERES	24	7.1	2	R410A	1ph/220V/60HZ	60	0.5	840 X 840 X 200	950 X 950 X 65	25
IDU-C07	CASSETTE	ALMACÉN DE MEDICAMENTOS	12	3.6	1	R410A	1ph/220V/60HZ	30	0.15	570 X 570 X 265	620 X 620 X 47.5	17.5
IDU-C08	CASSETTE	CENDI	12	3.6	1	R410A	1ph/220V/60HZ	30	0.15	570 X 570 X 265	620 X 620 X 47.5	17.5
IDU-C09	CASSETTE	CENDI	12	3.6	1	R410A	1ph/220V/60HZ	30	0.15	570 X 570 X 265	620 X 620 X 47.5	17.5
IDU-C10	CASSETTE	RECURSOS HUMANOS	9	2.8	0.75	R410A	1ph/220V/60HZ	30	0.15	570 X 570 X 265	620 X 620 X 47.5	17.5
IDU-C11	CASSETTE	OFICINA DE MEDIOS	9	2.8	0.75	R410A	1ph/220V/60HZ	30	0.15	570 X 570 X 265	620 X 620 X 47.5	17.5
IDU-C12	CASSETTE	TRABAJO SOCIAL Y APOYO ADMINISTRATIVO	18	5.6	1.5	R410A	1ph/220V/60HZ	45	0.23	570 X 570 X 265	620 X 620 X 47.5	17.5
IDU-C13	CASSETTE	TRABAJO SOCIAL Y APOYO ADMINISTRATIVO	18	5.6	1.5	R410A	1ph/220V/60HZ	45	0.23	570 X 570 X 265	620 X 620 X 47.5	17.5
IDU-C14	CASSETTE	SALÓN DE USOS MÚLTIPLES	18	5.6	1.5	R410A	1ph/220V/60HZ	45	0.23	570 X 570 X 265	620 X 620 X 47.5	17.5
IDU-C15	CASSETTE	SALÓN DE USOS MÚLTIPLES	18	5.6	1.5	R410A	1ph/220V/60HZ	45	0.23	570 X 570 X 265	620 X 620 X 47.5	17.5
IDU-C16	CASSETTE	SALÓN DE USOS MÚLTIPLES	18	5.6	1.5	R410A	1ph/220V/60HZ	45	0.23	570 X 570 X 265	620 X 620 X 47.5	17.5
IDU-C17	CASSETTE	SALÓN DE USOS MÚLTIPLES	18	5.6	1.5	R410A	1ph/220V/60HZ	45	0.23	570 X 570 X 265	620 X 620 X 47.5	17.5
IDU-C18	CASSETTE	SALÓN DE USOS MÚLTIPLES	18	5.6	1.5	R410A	1ph/220V/60HZ	45	0.23	570 X 570 X 265	620 X 620 X 47.5	17.5
IDU-C19	CASSETTE	SALÓN DE USOS MÚLTIPLES	18	5.6	1.5	R410A	1ph/220V/60HZ	45	0.23	570 X 570 X 265	620 X 620 X 47.5	17.5
IDU-C20	CASSETTE	SALÓN DE USOS MÚLTIPLES	18	5.6	1.5	R410A	1ph/220V/60HZ	45	0.23	570 X 570 X 265	620 X 620 X 47.5	17.5
IDU-C21	CASSETTE	SALÓN DE USOS MÚLTIPLES	18	5.6	1.5	R410A	1ph/220V/60HZ	45	0.23	570 X 570 X 265	620 X 620 X 47.5	17.5
IDU-C22	CASSETTE	JEFE DE TELECOMUNICACIÓN	9	2.8	0.75	R410A	1ph/220V/60HZ	30	0.15	570 X 570 X 265	620 X 620 X 47.5	17.5
IDU-C23	CASSETTE	AREA DESPACHO	12	3.6	1	R410A	1ph/220V/60HZ	30	0.15	570 X 570 X 265	620 X 620 X 47.5	17.5
IDU-C24	CASSETTE	AREA DESPACHO	12	3.6	1	R410A	1ph/220V/60HZ	30	0.15	570 X 570 X 265	620 X 620 X 47.5	17.5
IDU-C25	CASSETTE	AREA DESPACHO	12	3.6	1	R410A	1ph/220V/60HZ	30	0.15	570 X 570 X 265	620 X 620 X 47.5	17.5
IDU-C26	CASSETTE	AREA CRUM	18	5.6	1.5	R410A	1ph/220V/60HZ	45	0.23	570 X 570 X 265	620 X 620 X 47.5	17.5
IDU-C27	CASSETTE	AREA CRUM	18	5.6	1.5	R410A	1ph/220V/60HZ	45	0.23	570 X 570 X 265	620 X 620 X 47.5	17.5
IDU-C28	CASSETTE	AREA CRUM	18	5.6	1.5	R410A	1ph/220V/60HZ	45	0.23	570 X 570 X 265	620 X 620 X 47.5	17.5
IDU-C29	CASSETTE	AREA CRUM	18	5.6	1.5	R410A	1ph/220V/60HZ	45	0.23	570 X 570 X 265	620 X 620 X 47.5	17.5
IDU-C30	CASSETTE	JEFE DE GUARDIA	9	2.8	0.75	R410A	1ph/220V/60HZ	30	0.15	570 X 570 X 265	620 X 620 X 47.5	17.5
IDU-C31	CASSETTE	JEFATURA	9	2.8	0.75	R410A	1ph/220V/60HZ	30	0.15	570 X 570 X 265	620 X 620 X 47.5	17.5
IDU-C32	CASSETTE	SITE	18	5.6	1.5	R410A	1ph/220V/60HZ	45	0.23	570 X 570 X 265	620 X 620 X 47.5	17.5
IDU-C33	CASSETTE	COORDINACIÓN DE DESASTRES Y EVENTOS ESPECIALES	9	2.8	0.75	R410A	1ph/220V/60HZ	30	0.15	570 X 570 X 265	620 X 620 X 47.5	17.5
IDU-C34	CASSETTE	JEFATURA DE ENSEÑANZA	9	2.8	0.75	R410A	1ph/220V/60HZ	30	0.15	570 X 570 X 265	620 X 620 X 47.5	17.5
IDU-C35	CASSETTE	OFICINA ENLACE ADMINISTRATIVO	9	2.8	0.75	R410A	1ph/220V/60HZ	30	0.15	570 X 570 X 265	620 X 620 X 47.5	17.5
IDU-C36	CASSETTE	RECURSOS FINANCIEROS	9	2.8	0.75	R410A	1ph/220V/60HZ	30	0.15	570 X 570 X 265	620 X 620 X 47.5	17.5
IDU-C37	CASSETTE	COORDINACIÓN SAMU	9	2.8	0.75	R410A	1ph/220V/60HZ	30	0.15	570 X 570 X 265	620 X 620 X 47.5	17.5
IDU-C38	CASSETTE	SECRETARIAS	18	5.6	1.5	R410A	1ph/220V/60HZ	45	0.23	570 X 570 X 265	620 X 620 X 47.5	17.5
IDU-C39	CASSETTE	SALA DE JUNTAS	9	2.8	0.75	R410A	1ph/220V/60HZ	30	0.15	570 X 570 X 265	620 X 620 X 47.5	17.5
IDU-C40	CASSETTE	SALA DE JUNTAS	9	2.8	0.75	R410A	1ph/220V/60HZ	30	0.15	570 X 570 X 265	620 X 620 X 47.5	17.5
IDU-C41	CASSETTE	OFICINA DEL DIRECTOR	12	3.6	1	R410A	1ph/220V/60HZ	30	0.15	570 X 570 X 265	620 X 620 X 47.5	17.5


CONDENSADORAS (UNIDADES EXTERIORES)										
NOMBRE	TIPO DE UNIDAD	CAPACIDAD DE ENFRIAMIENTO			REFRIGERANTE	ALIMENTACIÓN ELÉCTRICA			DIMENSIONES DE UNIDAD [MM] (ANCHO X LARGO X ALTO)	PESO NETO [KG]
		KBTU/H	KW	TON		TENSIÓN	POTENCIA [KW]	CORRIENTE NOMINAL [A]		
ODU-VRF01	VRF	209.9	61.5	22	R410A	3ph/220V/60HZ	16.44	47.94	1340 X 775 X 1690	340
ODU-VRF02	VRF	209.9	61.5	22	R410A	3ph/220V/60HZ	16.44	47.94	1340 X 775 X 1690	340
ODU-VRF03	VRF	153.6	45	16	R410A	3ph/220V/60HZ	10.98	32.02	1340 X 775 X 1690	297
ODU-VRF04	VRF	95.6	28	10	R410A	3ph/220V/60HZ	6.22	18.14	930 X 775 X 1690	219

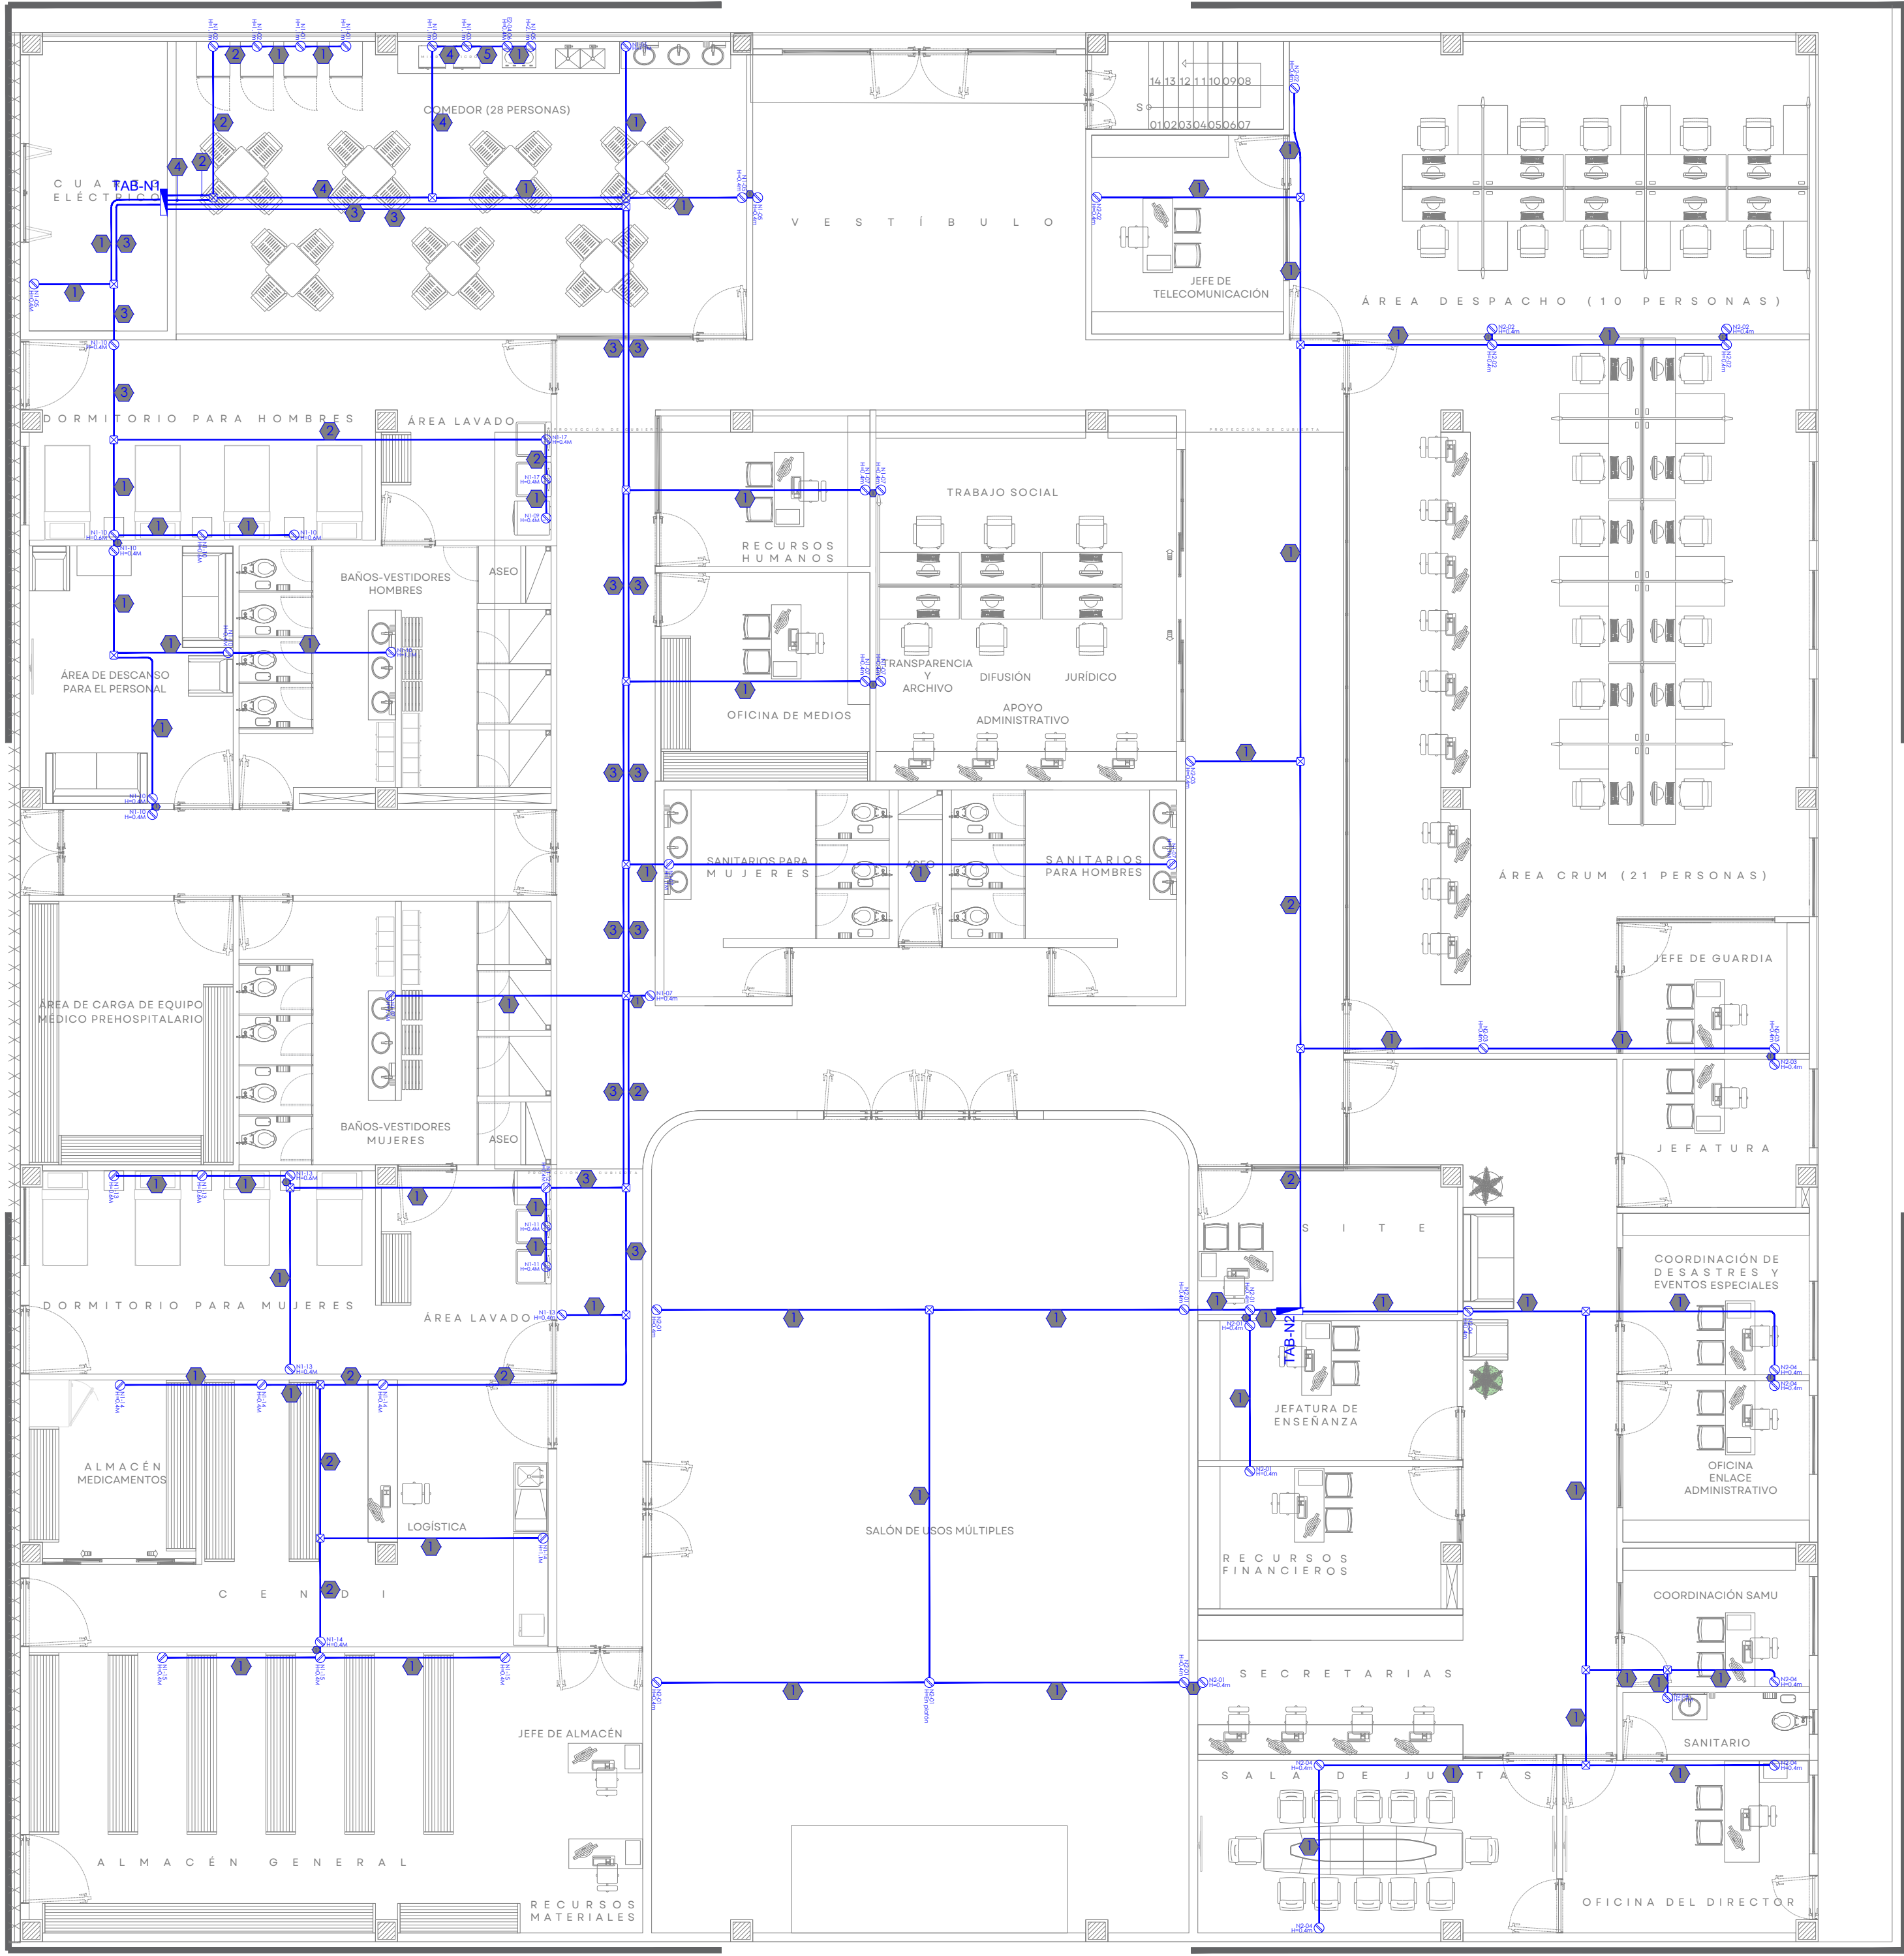


01 | INSTALACIÓN ELÉCTRICA - CONTACTOS NORMALES
ESCALA 1:100

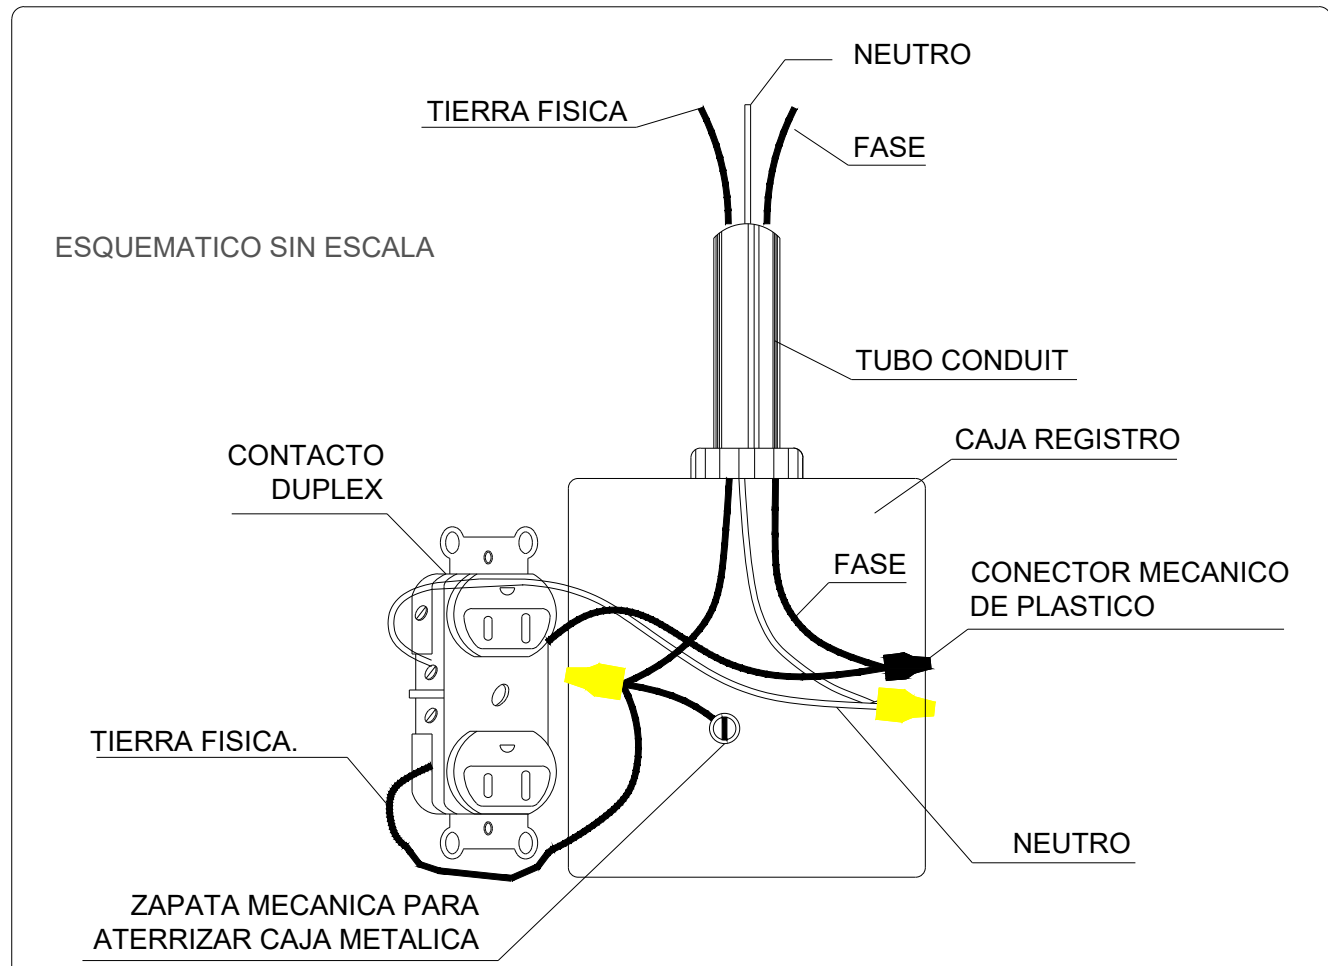


01 | Detalle de conexión contacto polarizado
S/E

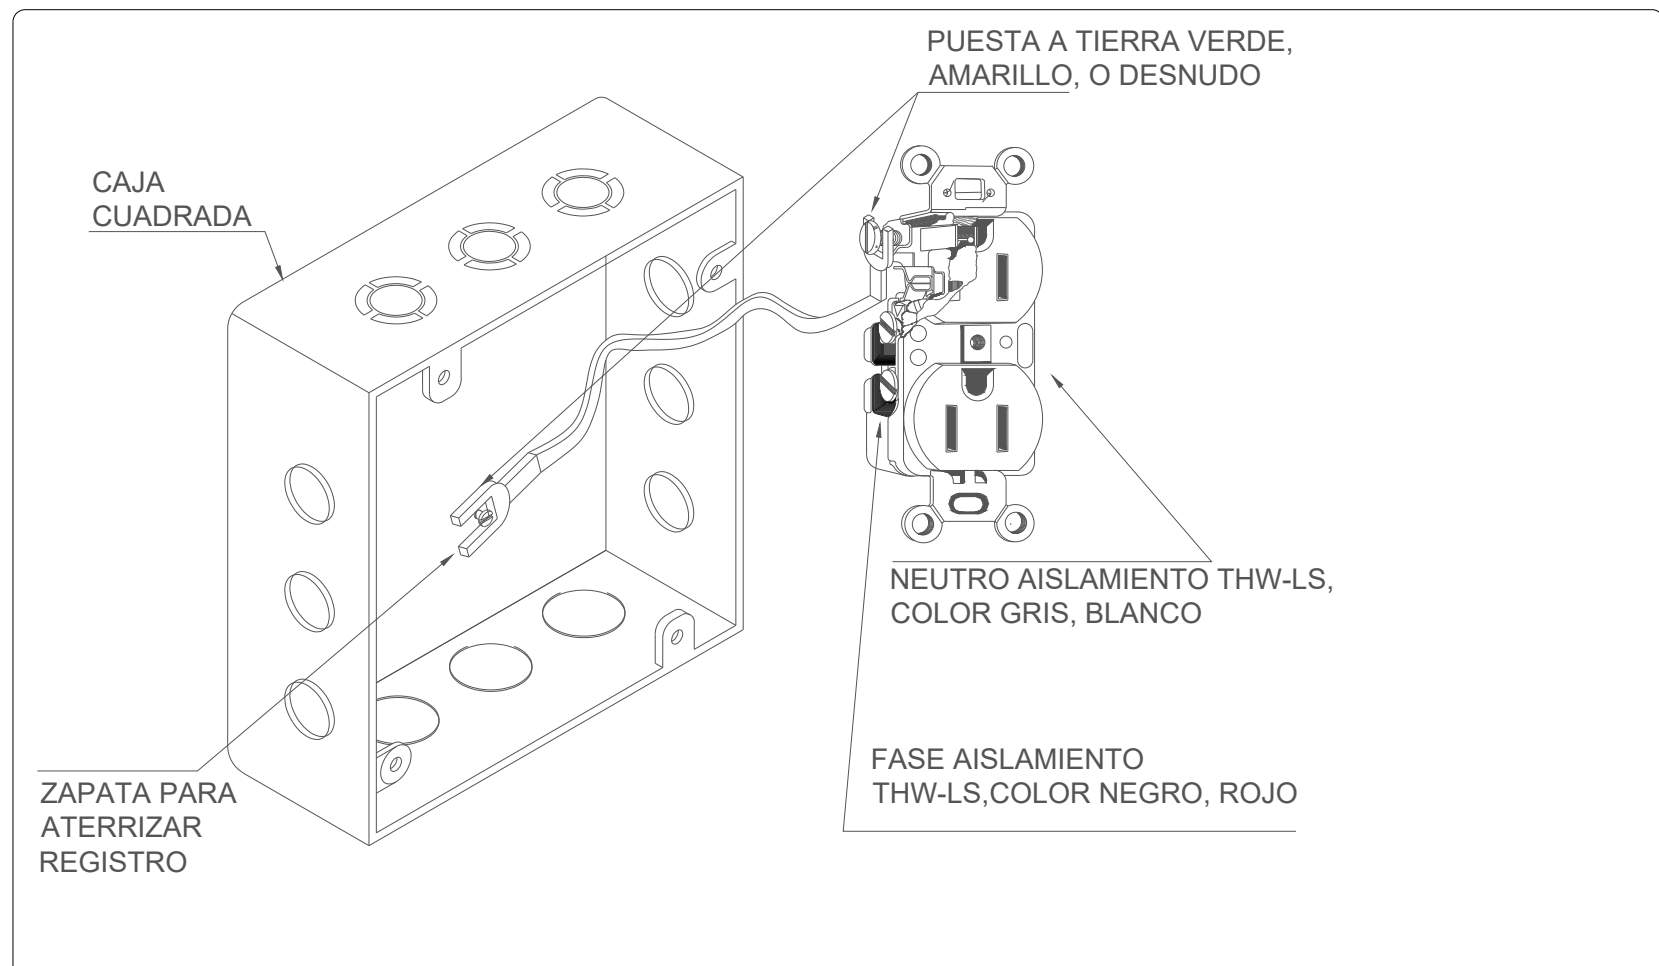


02 | Detalle de conexión GFCI
S/E

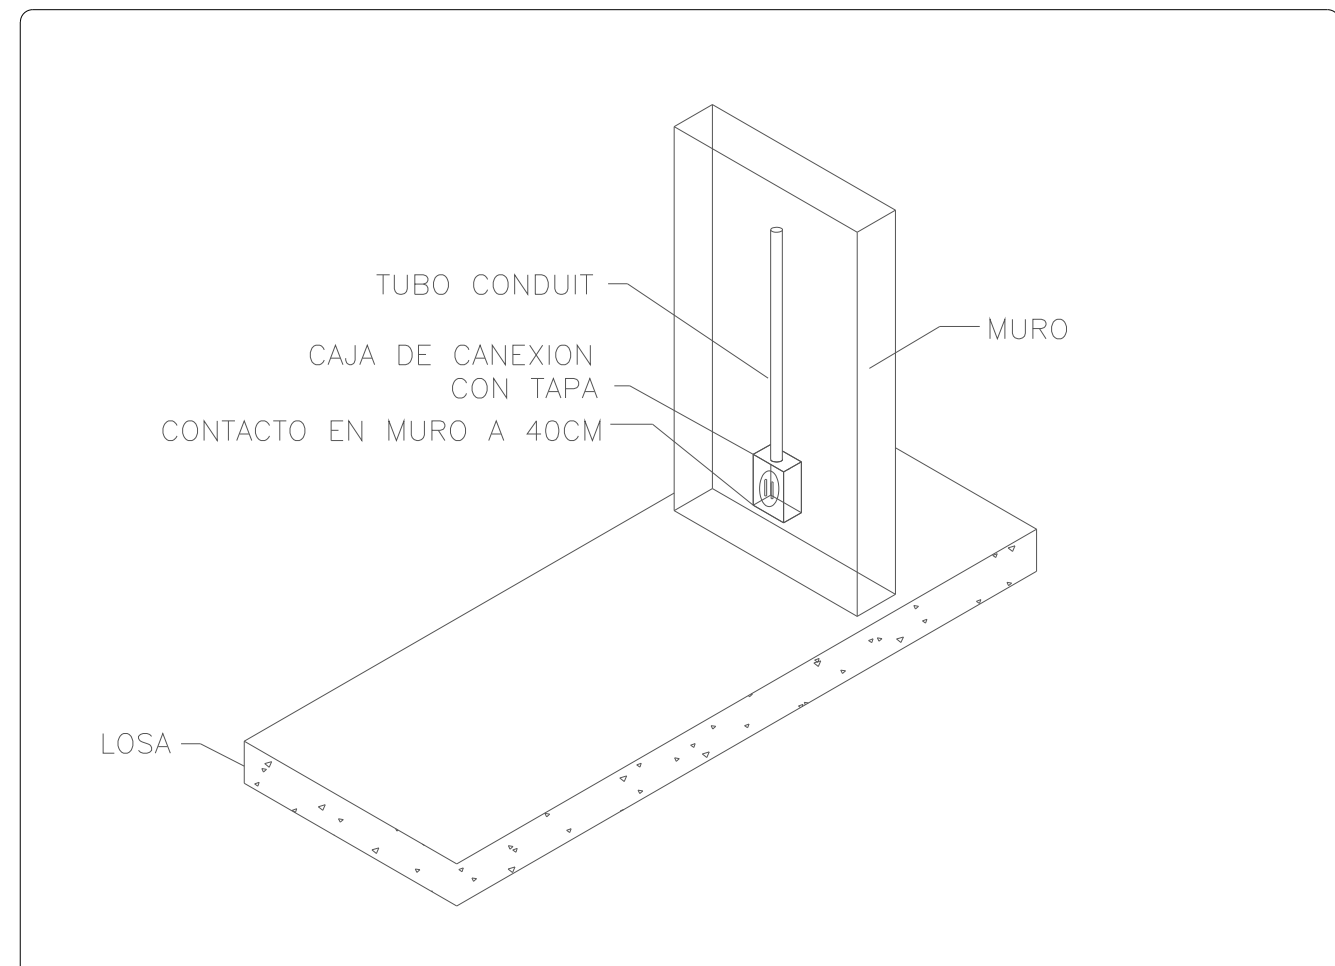

03 | Detalle tipo para instalación de contacto
S/E

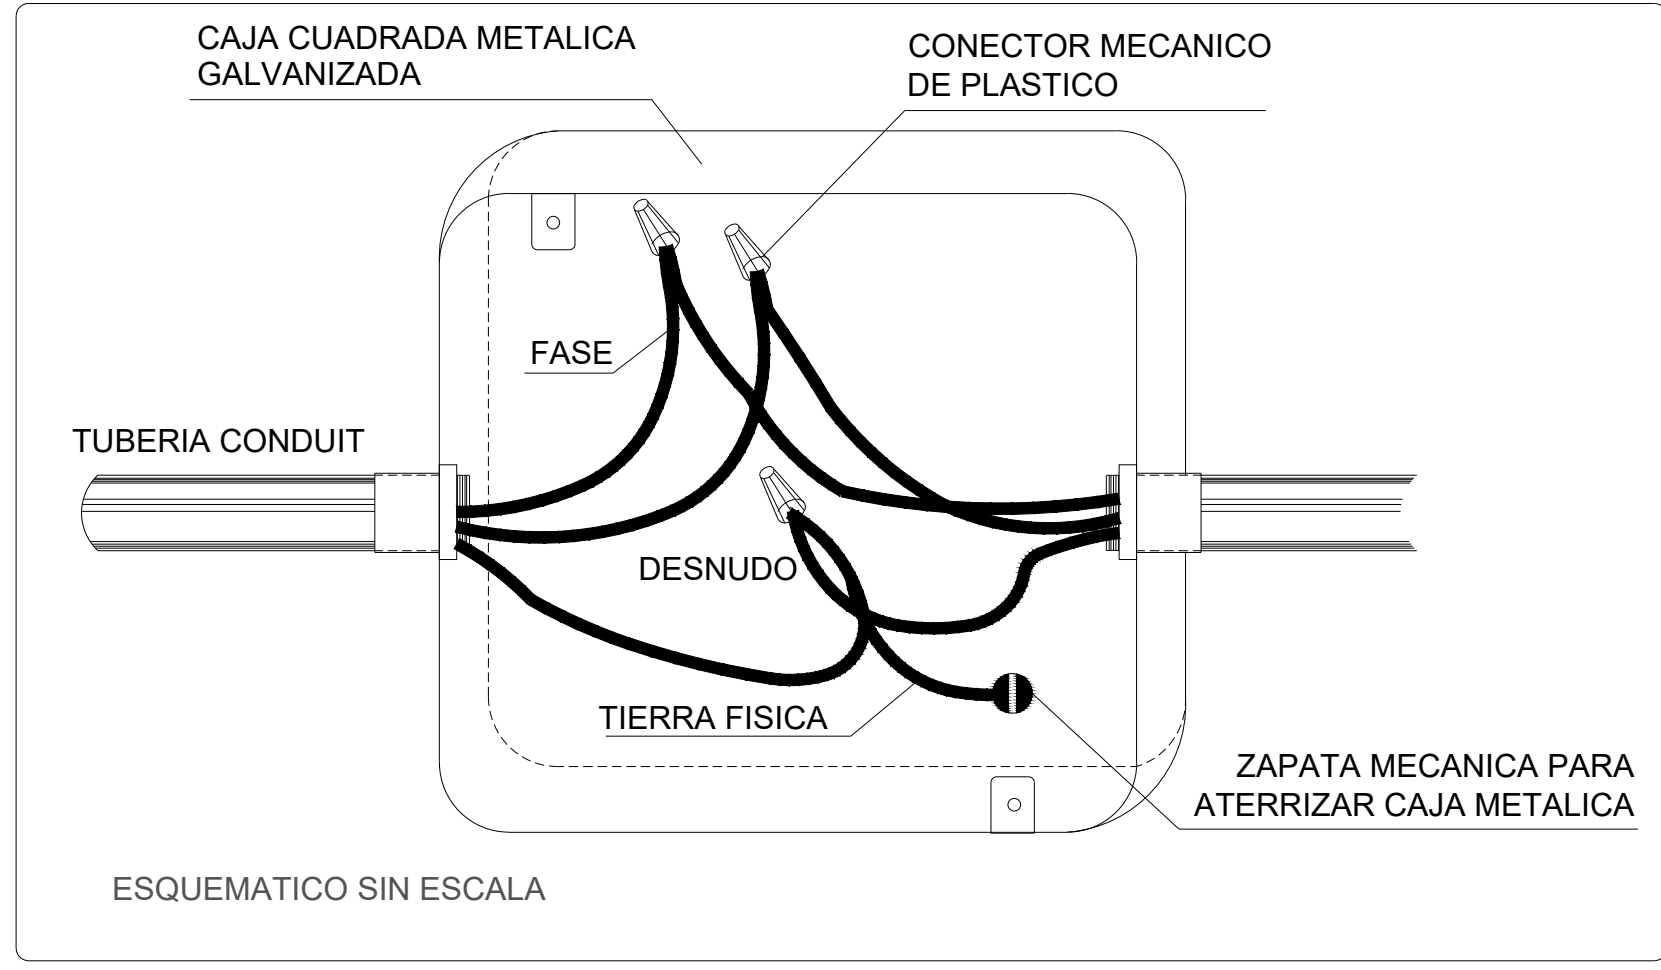

04 | Registro en caja metálica galvanizada
S/E

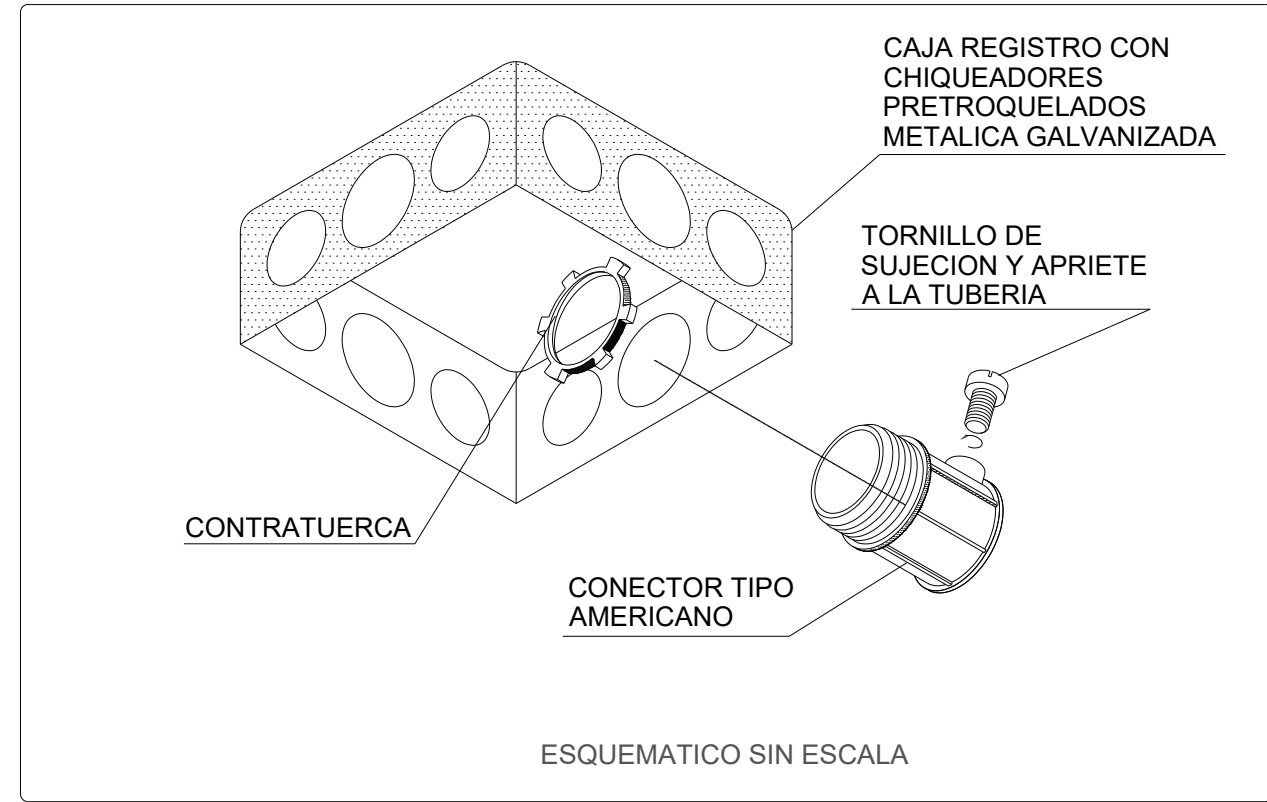

05 | Detalle instalación caja cuadrada
S/E

CÉDULA DE CABLEADO						
No.	FASE Y RETORNO mm ² (AWG)	NEUTRO mm ² (AWG)	TIERRA mm ² (AWG)	TUBERIA (mm)Ø	MATERIALES	
					CANALIZ.	CONDUC.
1	1-5.26(10)	1-5.26(10)	1-3.31(12)	16(1/2)	(EMT)	COBRE
2	2-5.26(10)	2-5.26(10)	1-3.31(12)	21(3/4)	(EMT)	COBRE
3	3-5.26(10)	3-5.26(10)	1-3.31(12)	21(3/4)	(EMT)	COBRE
4	4-5.26(10)	2-5.26(10)	1-3.31(12)	21(3/4)	(EMT)	COBRE
5	3-5.26(10)	1-5.26(10)	1-3.31(12)	21(3/4)	(EMT)	COBRE
6	2-5.26(10)	-----	1-3.31(12)	16(1/2)	(EMT)	COBRE
7	5-5.26(10)	-----	1-3.31(12)	21(3/4)	(EMT)	COBRE
8	1-5.26(10)	1-5.26(10)	1-3.31(12)	16(1/2)	(PVC)	COBRE
9	2-5.26(10)	2-5.26(10)	1-3.31(12)	21(3/4)	(PVC)	COBRE
10	3-5.26(10)	3-5.26(10)	1-3.31(12)	21(3/4)	(PVC)	COBRE

UBICACIÓN

NOTAS:

SIMBOLOGÍA - NORMAL

- RECEPTACULO DUPLEX, POLARIZADO, CONEXION A TIERRA, 20A, 125V, 2P, 3W, GRADO HOSPITAL, CATALOGO LEVITON 8200-R, PLACA DE NYLON CATALOGO COLOR BLANCO, ALTURA DE INSTALACION ESPECIFICADA EN PLANO.
- RECEPTACULO DUPLEX 20 A, 125 V, 2P, 3W, GFCI DE AUTOTEST, GRADO HOSPITAL, COMBINA CON LA PLACA DE PARED INCLUIDA, CATALOGO LEVITON 97NTI-HGW, COLOR BLANCO, ALTURA DE INSTALACION ESPECIFICADA EN PLANO.
- RECEPTACULO DE MEDIA VUELTA CON CONEXION A TIERRA, GRADO INDUSTRIAL, 20A, 250VCA, 3P, 4W, MARCA LEVITON CATALOGO 2720, PLACA DE ACERO INOXIDABLE MARCA LEVITON CATALOGO: 84020-40, ALTURA DE INSTALACION ESPECIFICADA EN PLANO.
- REGISTRO RECTANGULAR PARA CONEXIONES ELECTRICAS
- TABLERO ELECTRICO (MAYOR INFLAMACION EN CUADRO DE CARGA Y DIAGRAMA UNIFILAR)
- TUBERIA POR PLAFON O MURO, DIAMETRO ACORDE A CEDULA DE CABLEADO
- TUBERIA POR PISO, DIAMETRO ACORDE A CEDULA DE CABLEADO

AUTORIZACIÓN:

Mtro. Joel Iván Zúñiga Gosálvez
Director General de Proyectos de Ingeniería

Ing. Francisco Luciano Valdez Román
Director de Proyectos de Infraestructura Eléctrica y Mecánica

DATOS GENERALES

Localización: Tequesquintengo No. 2600, Col. Lagos del Country, C.P. 45177.
Municipio: Zapopan, Jalisco.

PROYECTO:

REHABILITACIÓN DE COMEDOR, DORMITORIOS, APOYO ADMINISTRATIVO Y PASILLOS EN LAS INSTALACIONES DEL SISTEMA DE ATENCIÓN MÉDICA URGENCIAS (SAMU), UBICADO EN EL MUNICIPIO DE ZAPOPAN, JALISCO.

CONTENIDO:

INSTALACIÓN ELÉCTRICA
CONTACTOS NORMALES

ESCALA:


1:100

FECHA:


JULIO-2026

CLAVE DE PLANO:


CN-01

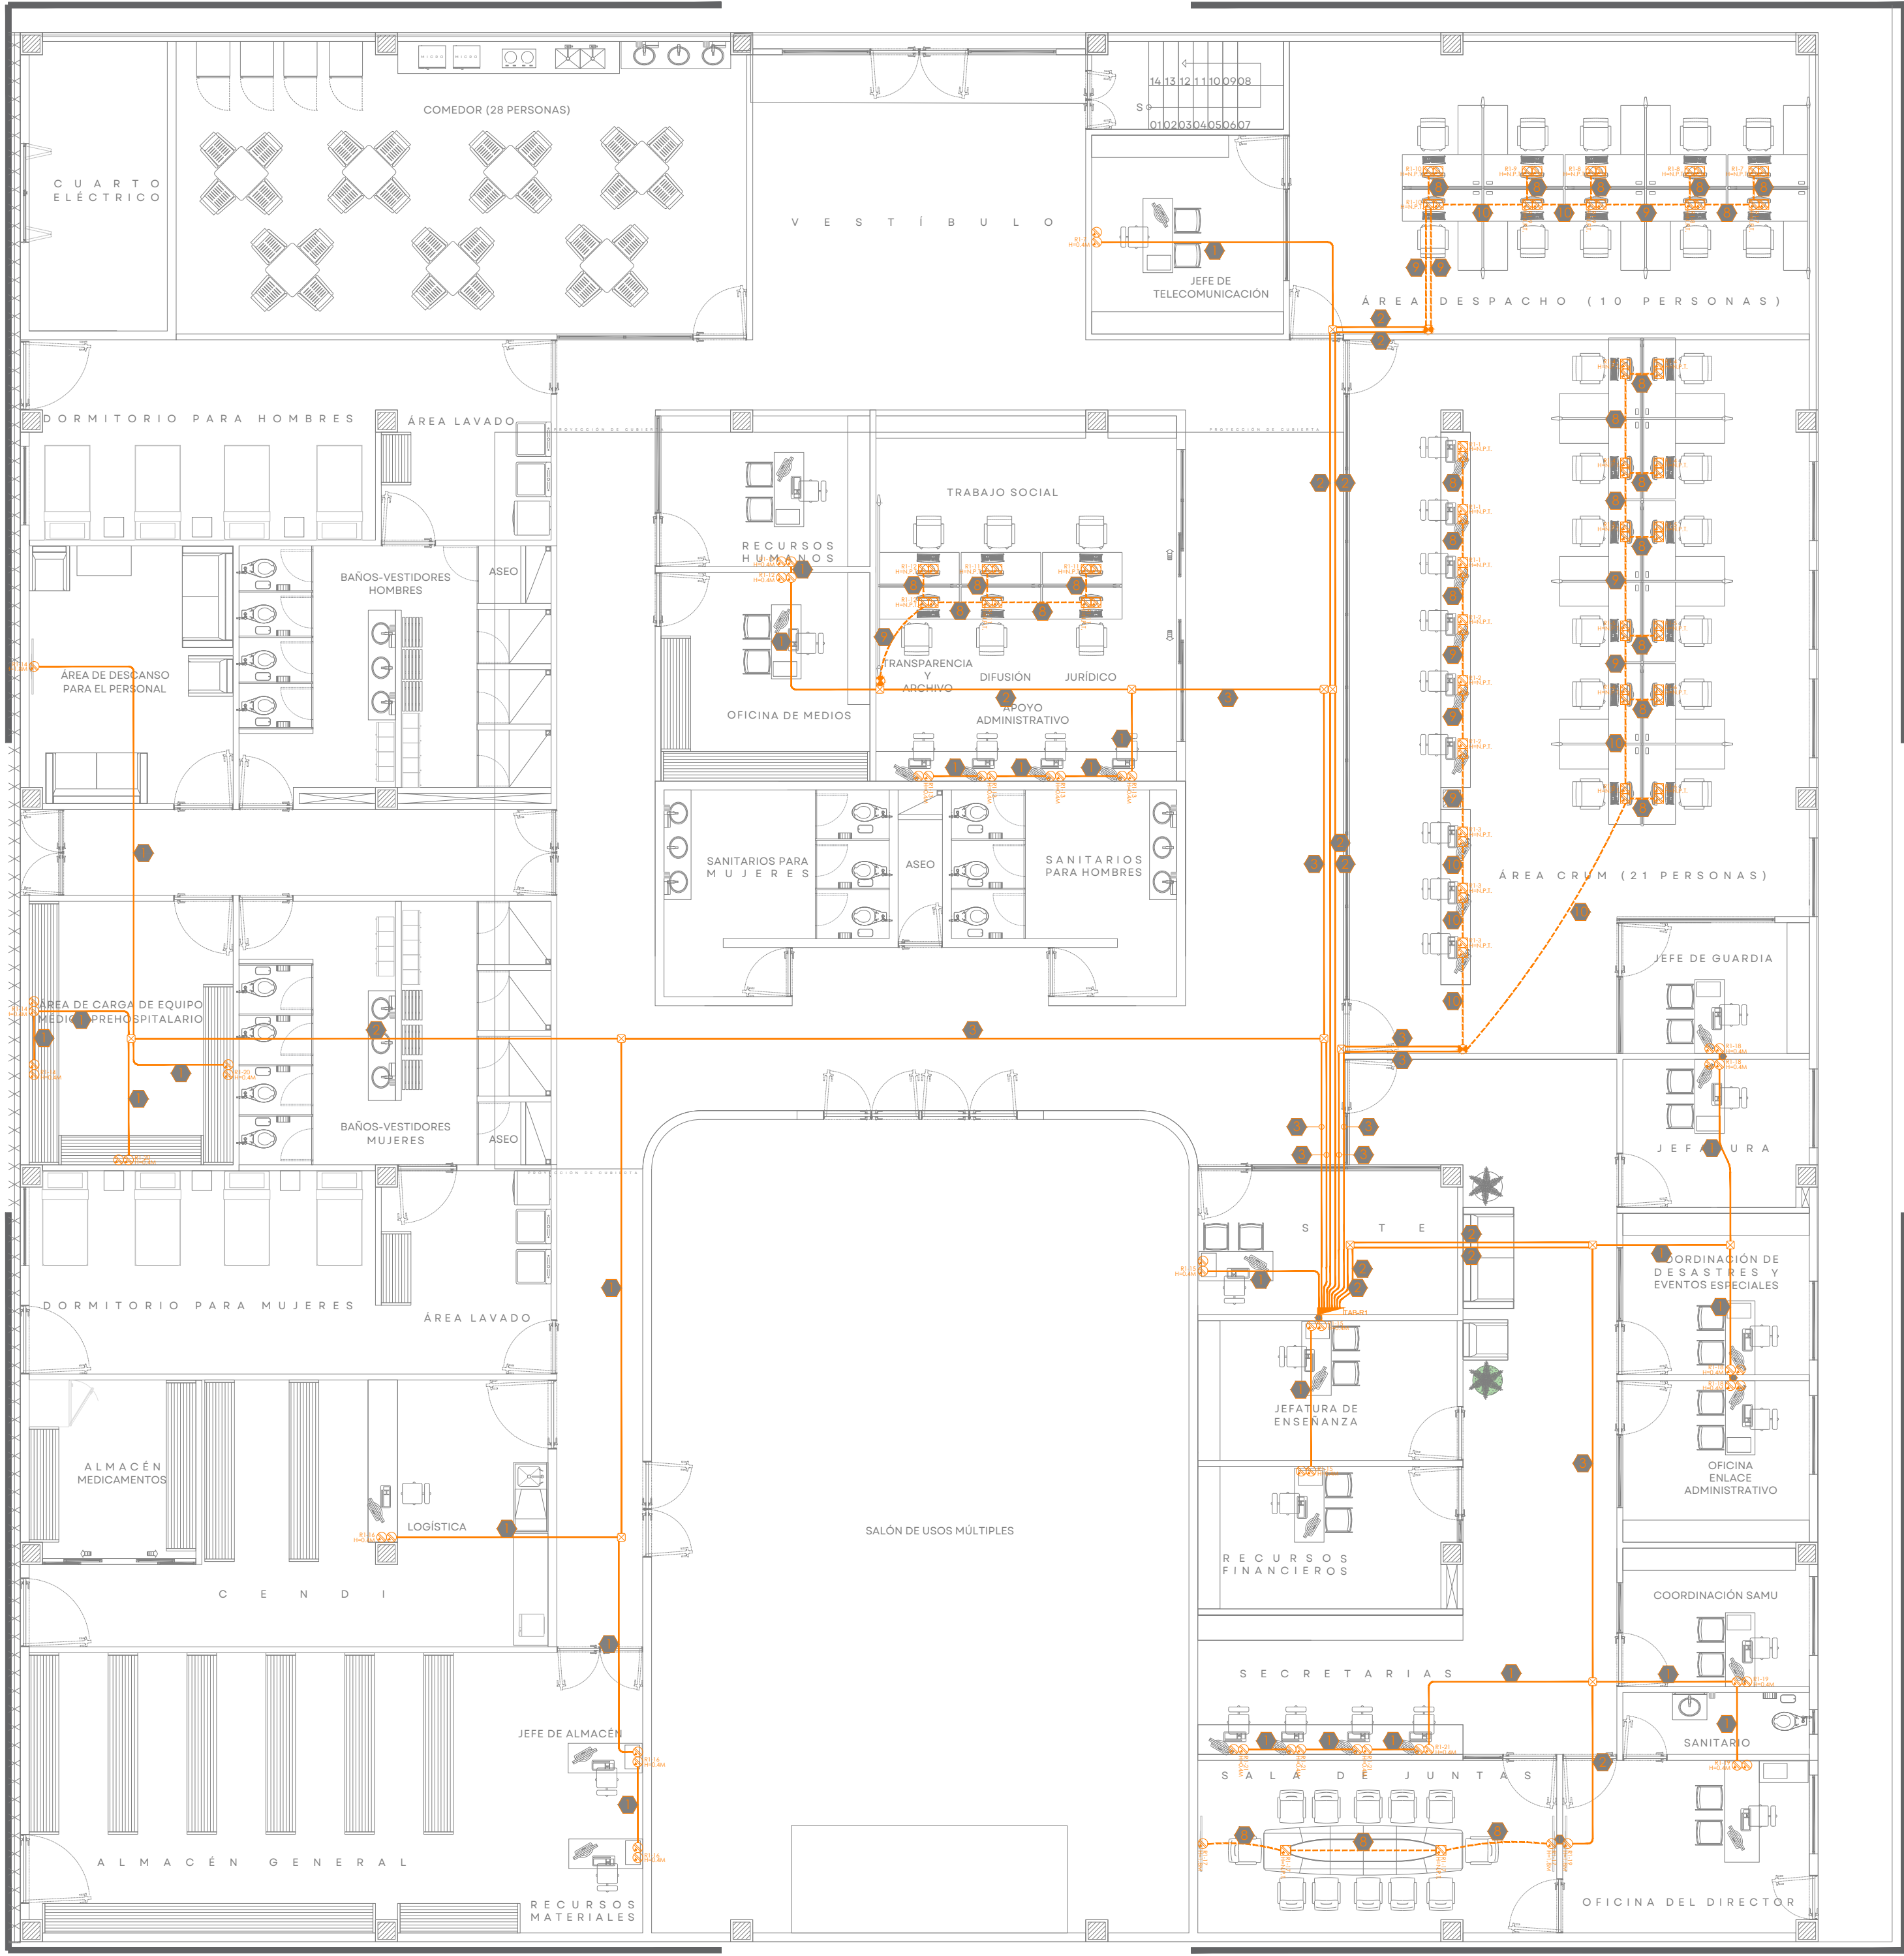


01 | INSTALACIÓN ELÉCTRICA - CONTACTOS REGULADOS
ESCALA 1:100

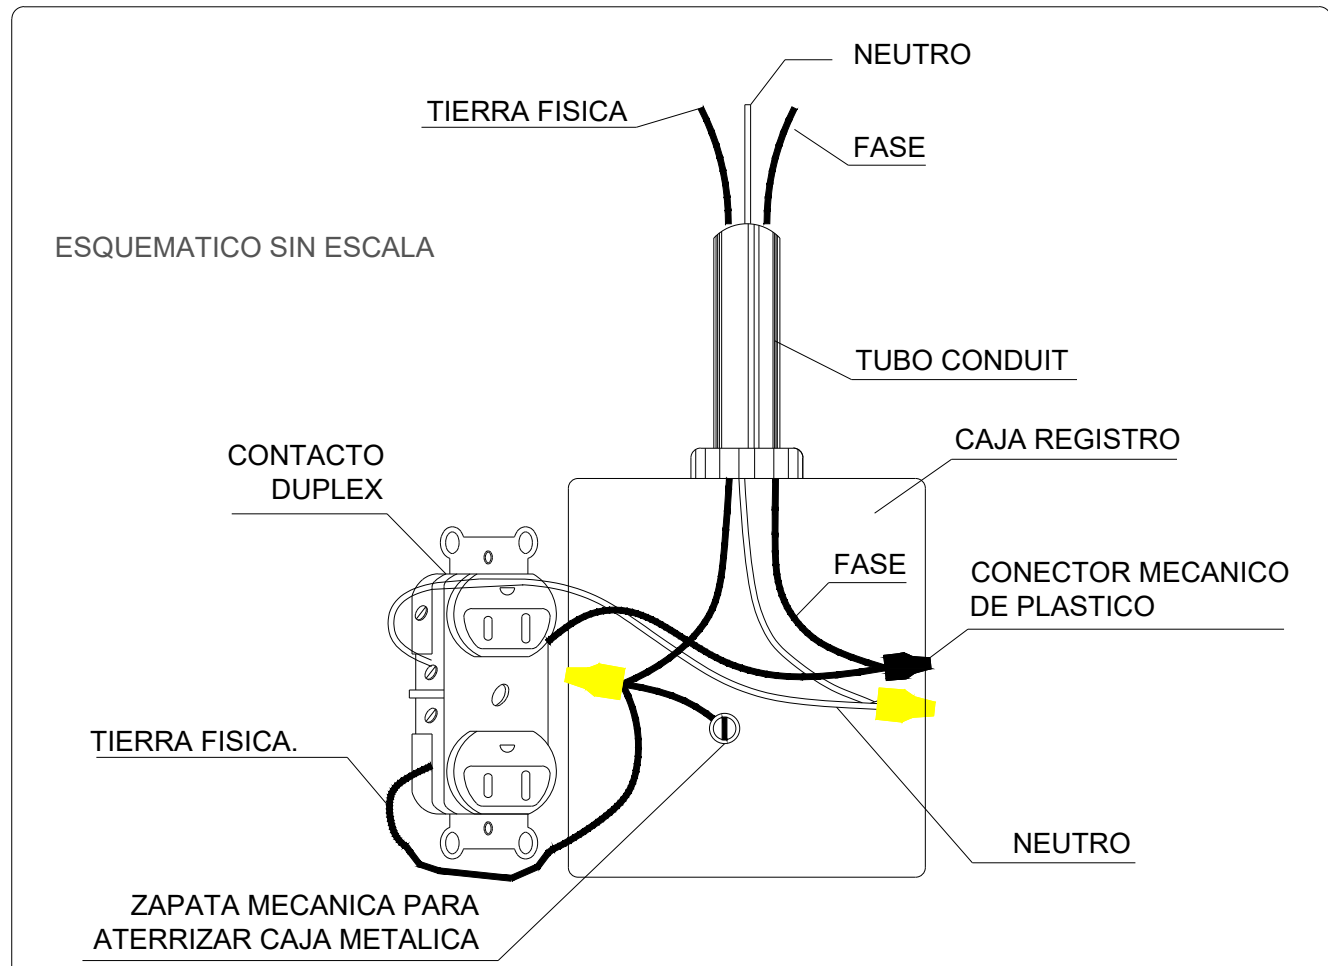


01 | Detalle de conexión contacto polarizado
S/E

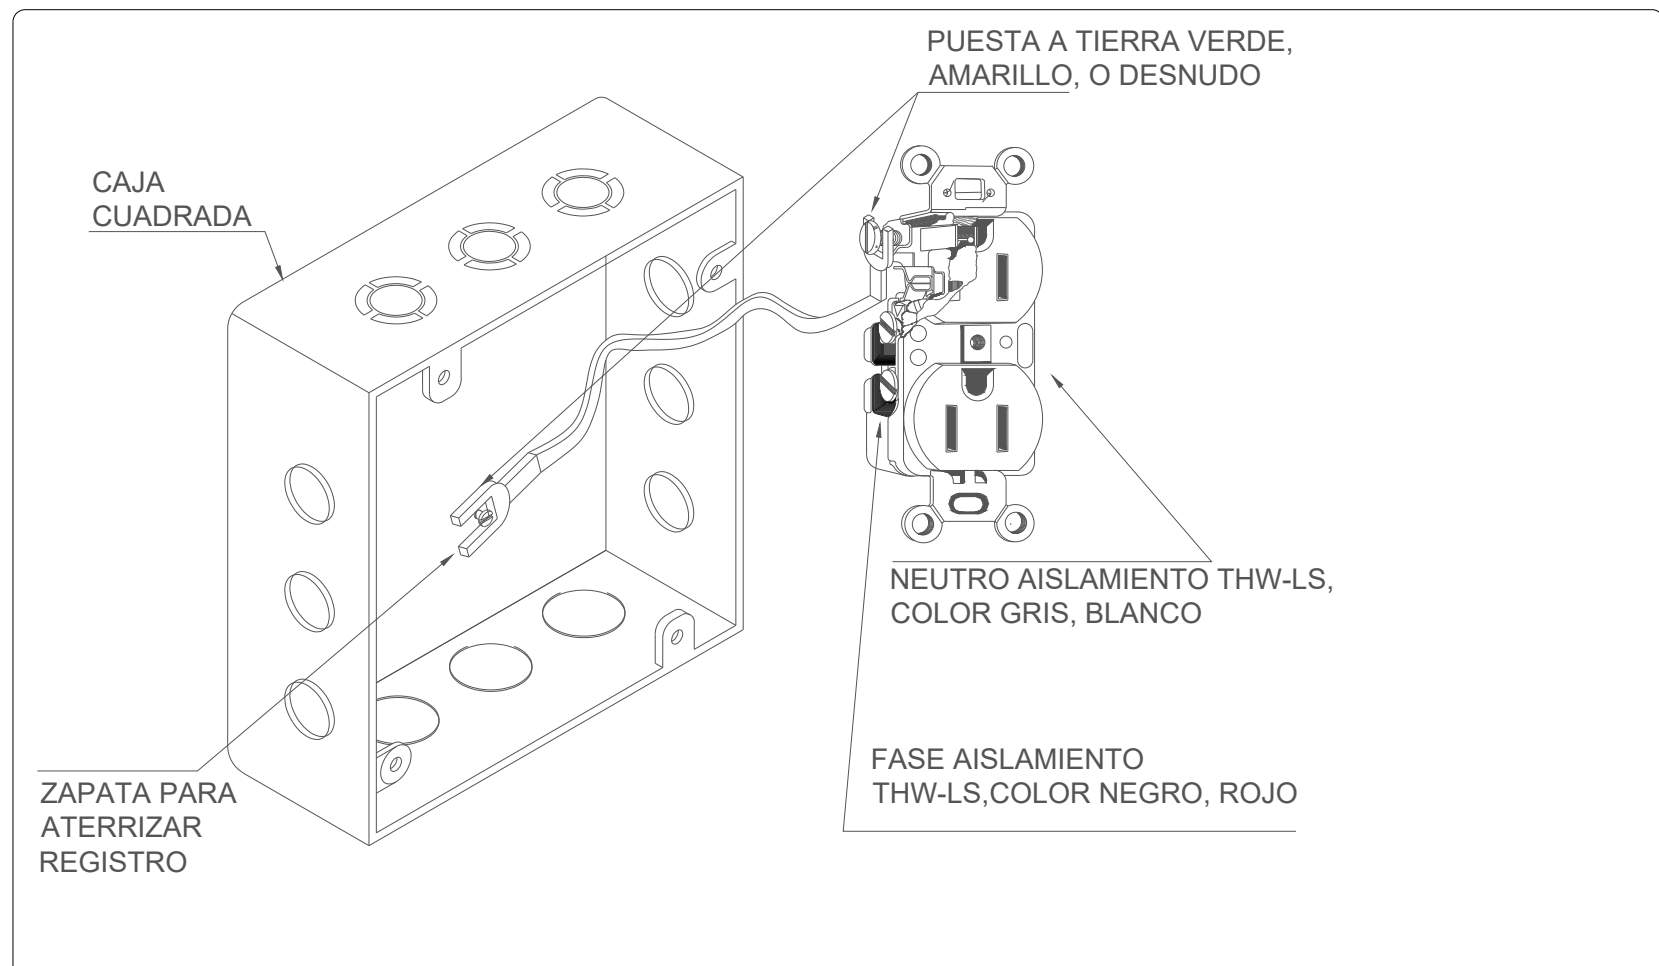


02 | Detalle de conexión GFCI
S/E

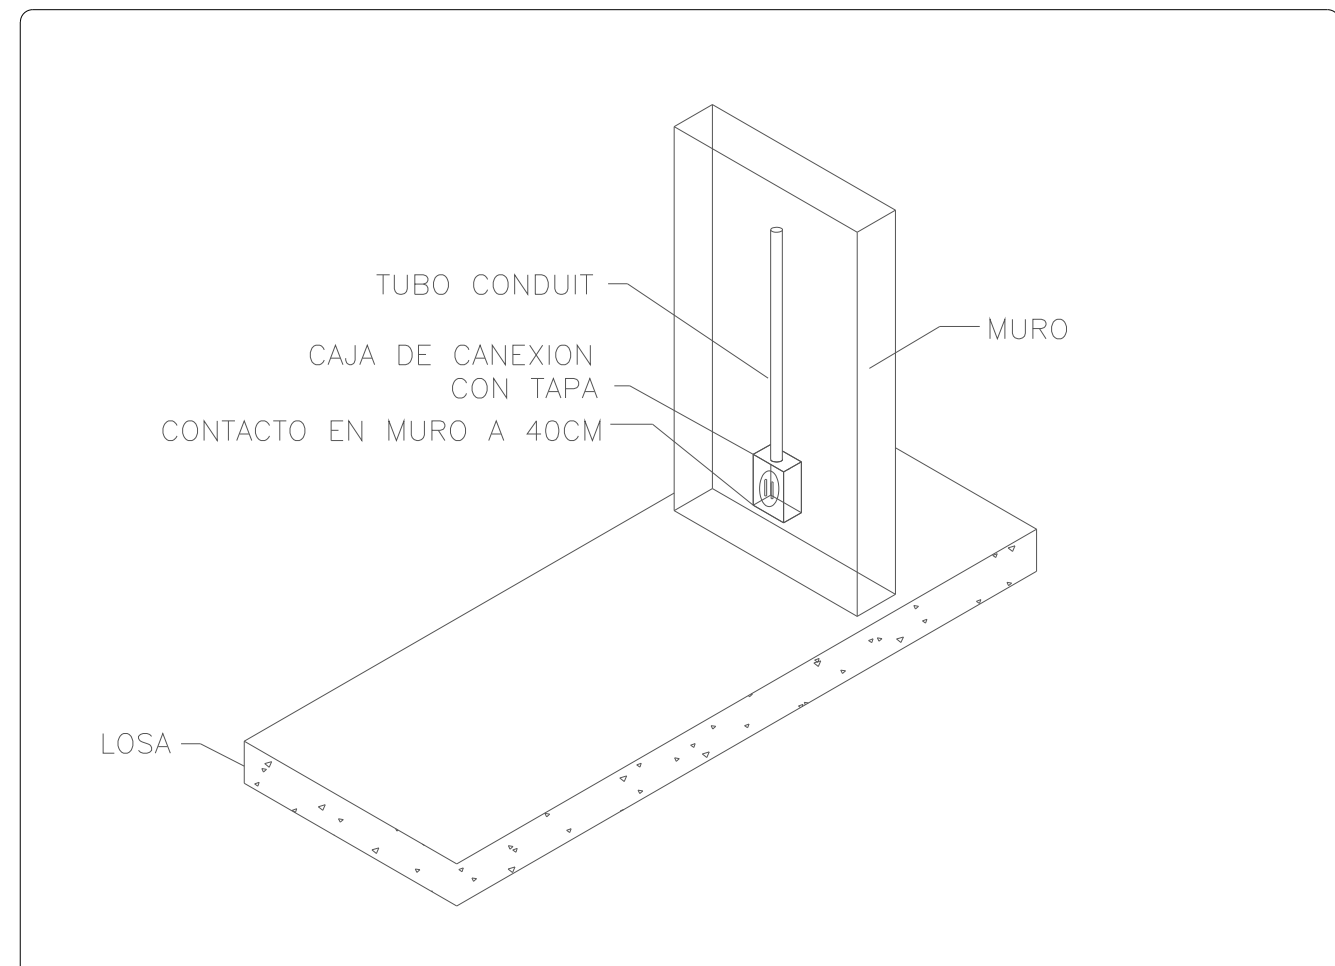

03 | Detalle tipo para instalación de contacto
S/E

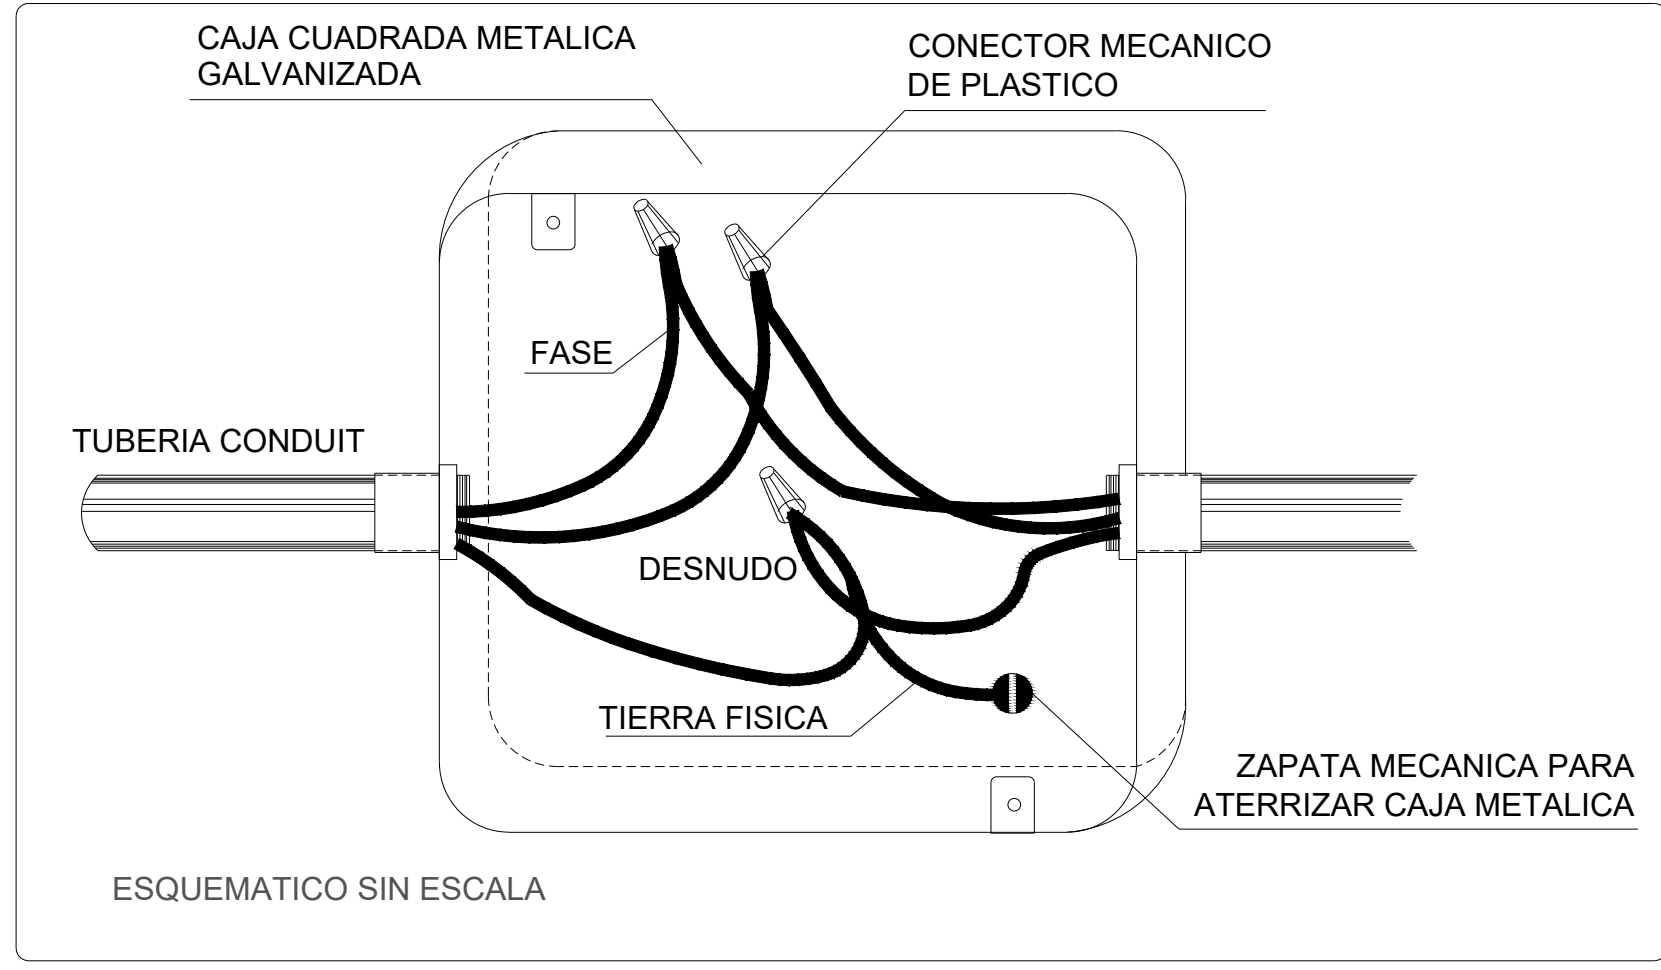

04 | Registro en caja metálica galvanizada
S/E

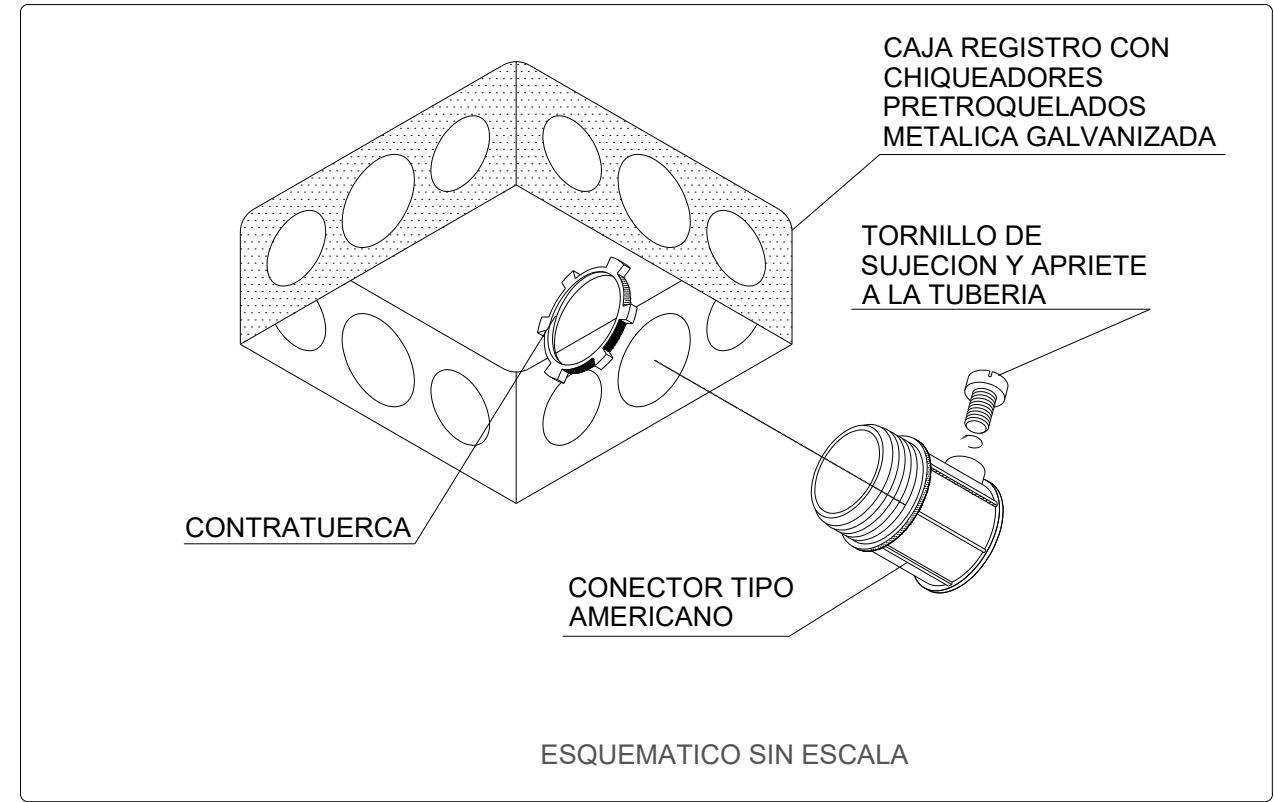


05 | Detalle instalación caja cuadrada
S/E

CÉDULA DE CABLEADO						
No.	FASE Y RETORNO mm ² (AWG)	NEUTRO mm ² (AWG)	TIERRA mm ² (AWG)	TUBERIA (mm)Ø	MATERIALES	
					CANALIZ.	CONDUC.
1	1-5.26(10)	1-5.26(10)	1-3.31(12)	16(1/2)	(EMT)	COBRE
2	2-5.26(10)	2-5.26(10)	1-3.31(12)	21(3/4)	(EMT)	COBRE
3	3-5.26(10)	3-5.26(10)	1-3.31(12)	21(3/4)	(EMT)	COBRE
4	4-5.26(10)	2-5.26(10)	1-3.31(12)	21(3/4)	(EMT)	COBRE
5	3-5.26(10)	1-5.26(10)	1-3.31(12)	21(3/4)	(EMT)	COBRE
6	2-5.26(10)	-----	1-3.31(12)	16(1/2)	(EMT)	COBRE
7	5-5.26(10)	-----	1-3.31(12)	21(3/4)	(EMT)	COBRE
8	1-5.26(10)	1-5.26(10)	1-3.31(12)	16(1/2)	(PVC)	COBRE
9	2-5.26(10)	2-5.26(10)	1-3.31(12)	21(3/4)	(PVC)	COBRE
10	3-5.26(10)	3-5.26(10)	1-3.31(12)	21(3/4)	(PVC)	COBRE


UBICACIÓN

NOTAS:	
SIMBOLOGÍA - REGULADOS	
	RECEPTACULO DUPLEX TIERRA AISLADA, CON CONEXION A TIERRA, 20A, 125VCA, 2P, 3W, GRADO HOSPITAL, MARCA LEVITON CATALOGO: 5362-IG, COLOR NARANJA, PLACA DE NYLON CATALOGO LEVITON K04-80703-IG ALTURA DE INSTALACION ESPECIFICADA EN PLANO.
	RECEPTACULO PARA PISO DE UNA UNIDAD, 20 A, 125 V, 2P, 3W, QUE INCLUYE: CAJA RECTANGULAR PROFUNDA, RECEPTACULO DUPLEX TIERRA AISLADA, CON CONEXION A TIERRA, 20A, 125VCA, 2P, 3W, GRADO HOSPITAL, MARCA LEVITON CATALOGO: 5362-IG, COLOR NARANJA, PLACA DE NYLON CATALOGO LEVITON K04-80703-IG, INSTALADO EN PISO.
	REGISTRO RECTANGULAR PARA CONEXIONES ELECTRICAS
	TABLERO ELECTRICO (MAYOR INFLAMACION EN CUADRO DE CARGA Y DIAGRAMA UNIFILAR)
	TUBERIA POR PLAFON O MURO, DIAMETRO ACORDE A CEDULA DE CABLEADO
	TUBERIA POR PISO, DIAMETRO ACORDE A CEDULA DE CABLEADO


AUTORIZACIÓN:	
Mtro. Joel Iván Zúñiga Gosálvez Director General de Proyectos de Ingeniería	
Ing. Francisco Luciano Valdez Román Director de Proyectos de Infraestructura Eléctrica y Mecánica	
DATOS GENERALES	
Localización: Tequesquintengo No. 2600, Col. Lagos del Country, C.P. 45177. Municipio: Zapopan, Jalisco.	
PROYECTO:	
REHABILITACIÓN DE COMEDOR, DORMITORIOS, APOYO ADMINISTRATIVO Y PASILLOS EN LAS INSTALACIONES DEL SISTEMA DE ATENCIÓN MÉDICA URGENCIAS (SAMU), UBICADO EN EL MUNICIPIO DE ZAPOPAN, JALISCO.	
CONTENIDO:	
INSTALACIÓN ELÉCTRICA CONTACTOS REGULADOS	
ESCALA:	FECHA:
1:100	Jul. 2026
CLAVE DE PLANO:	
CR-02	

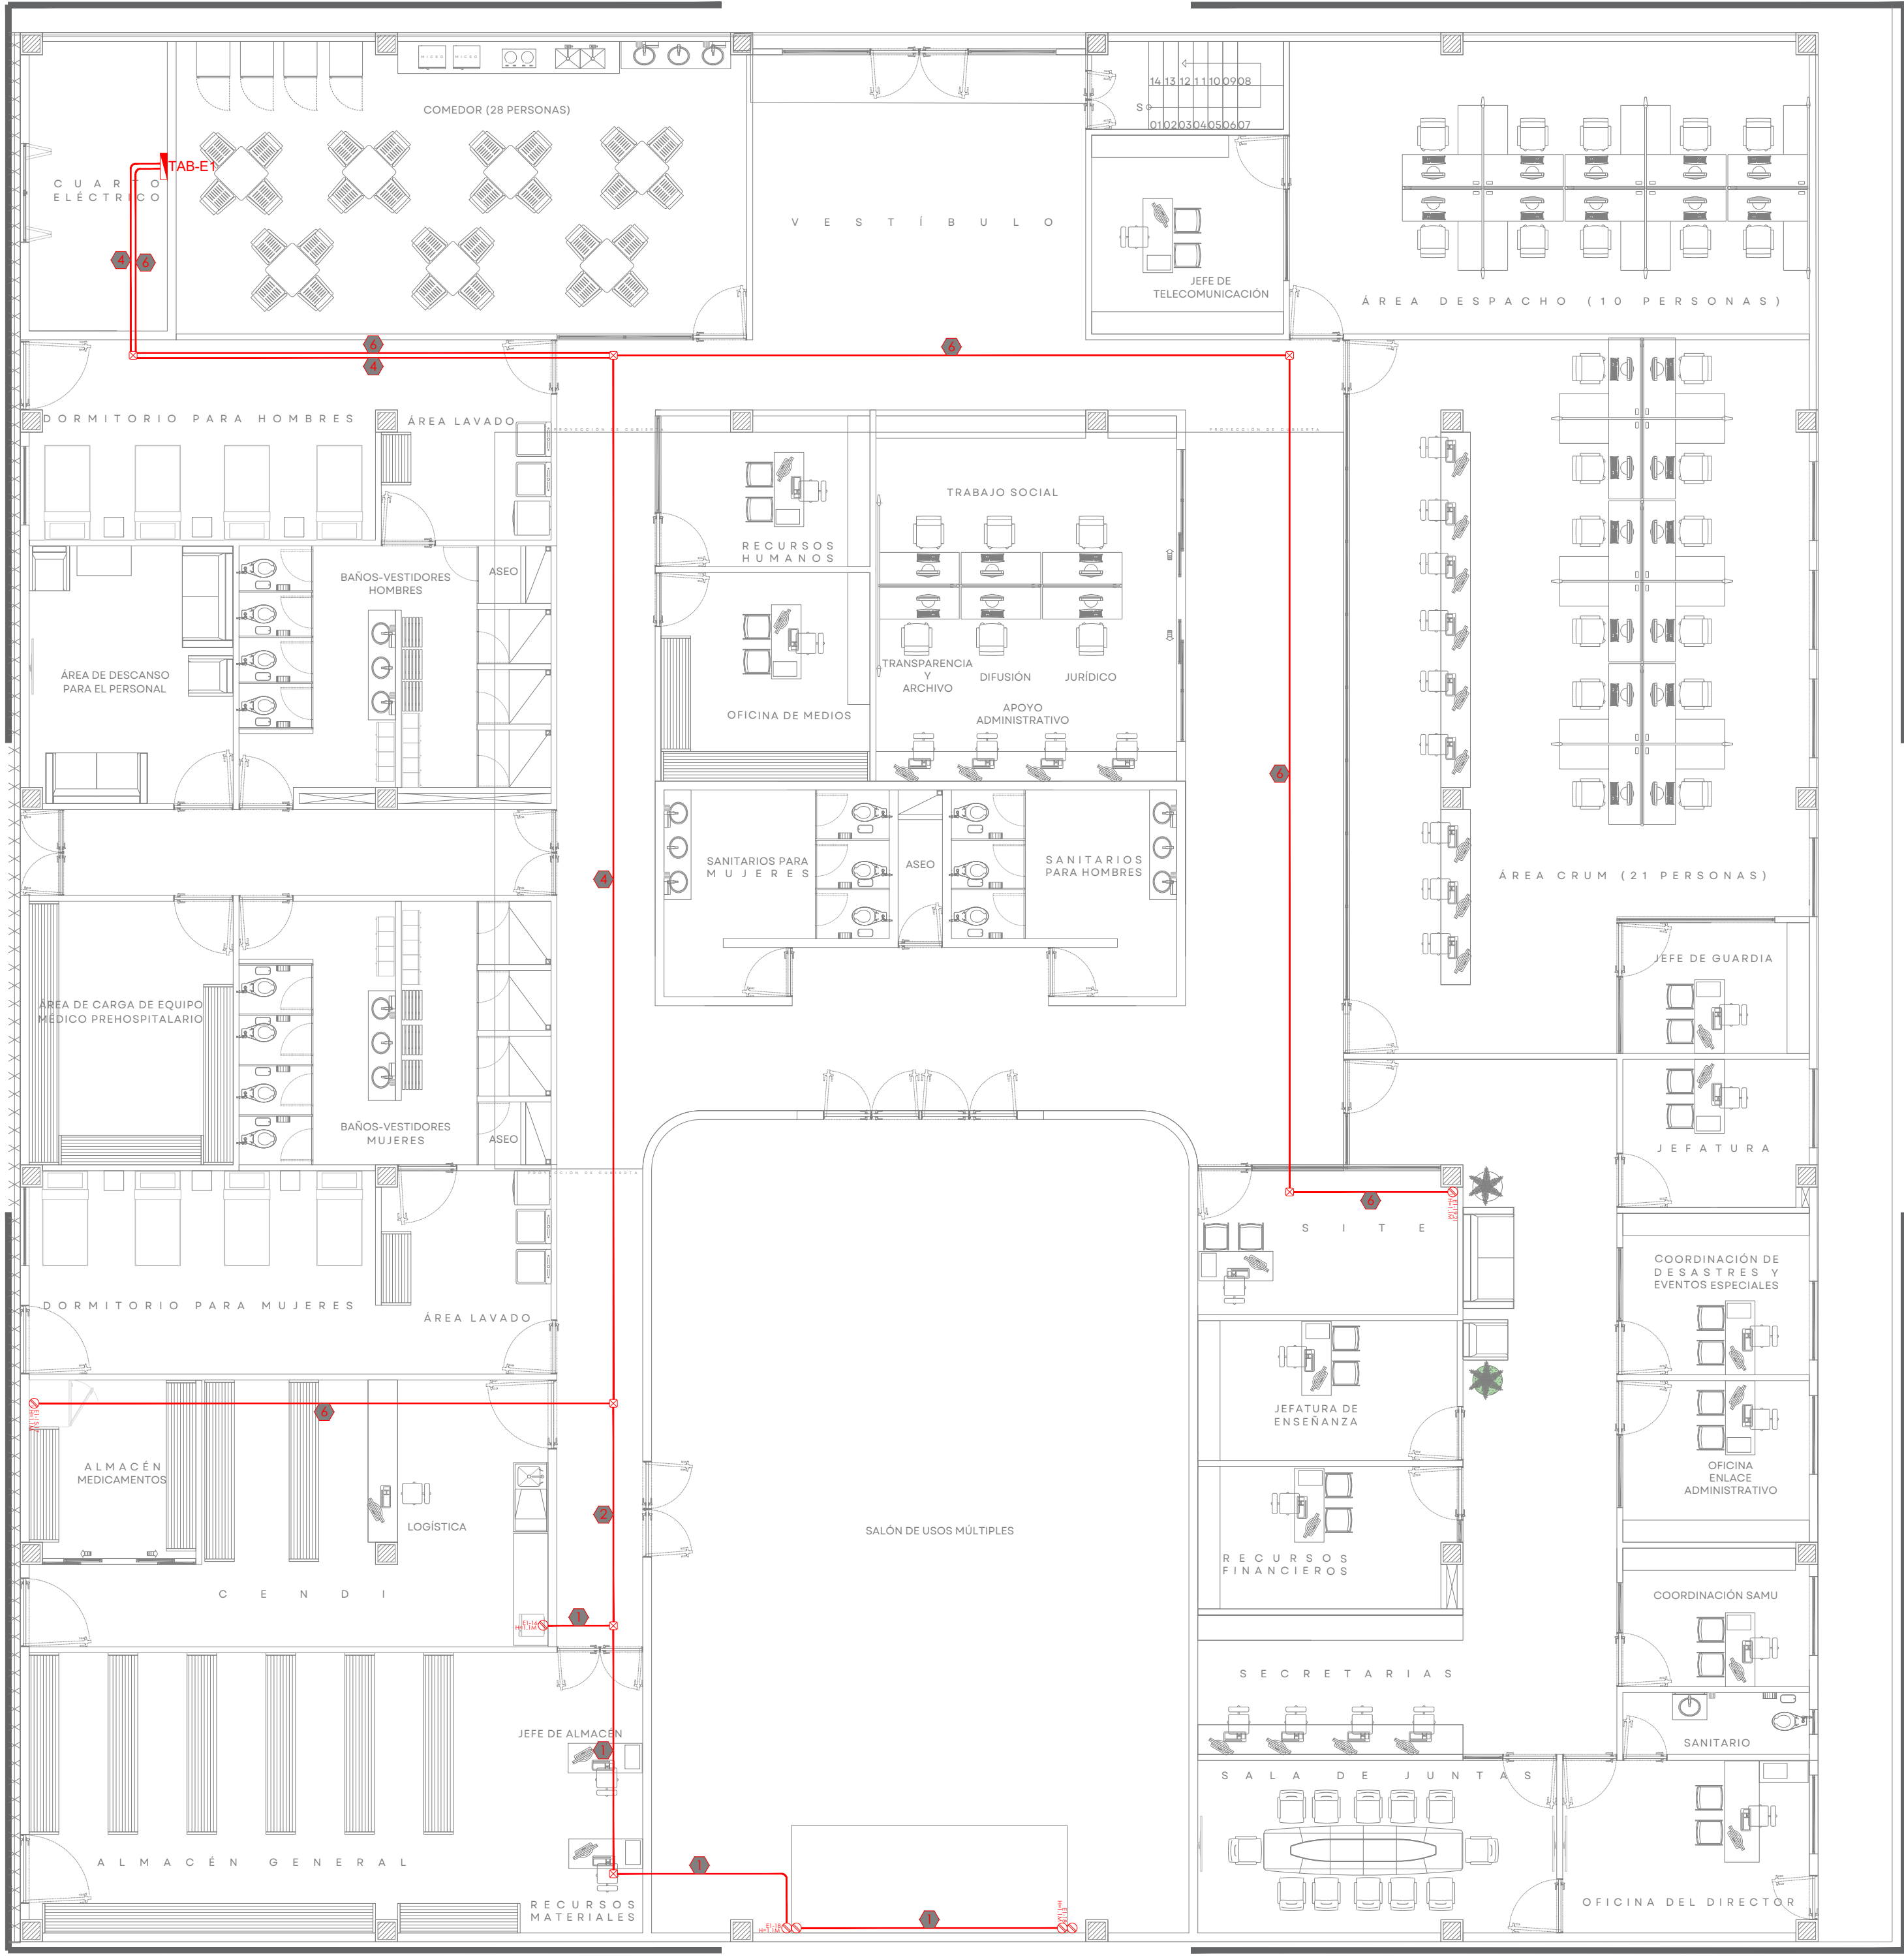


01 | INSTALACIÓN ELÉCTRICA - CONTACTOS EMERGENCIA
ESCALA 1:100

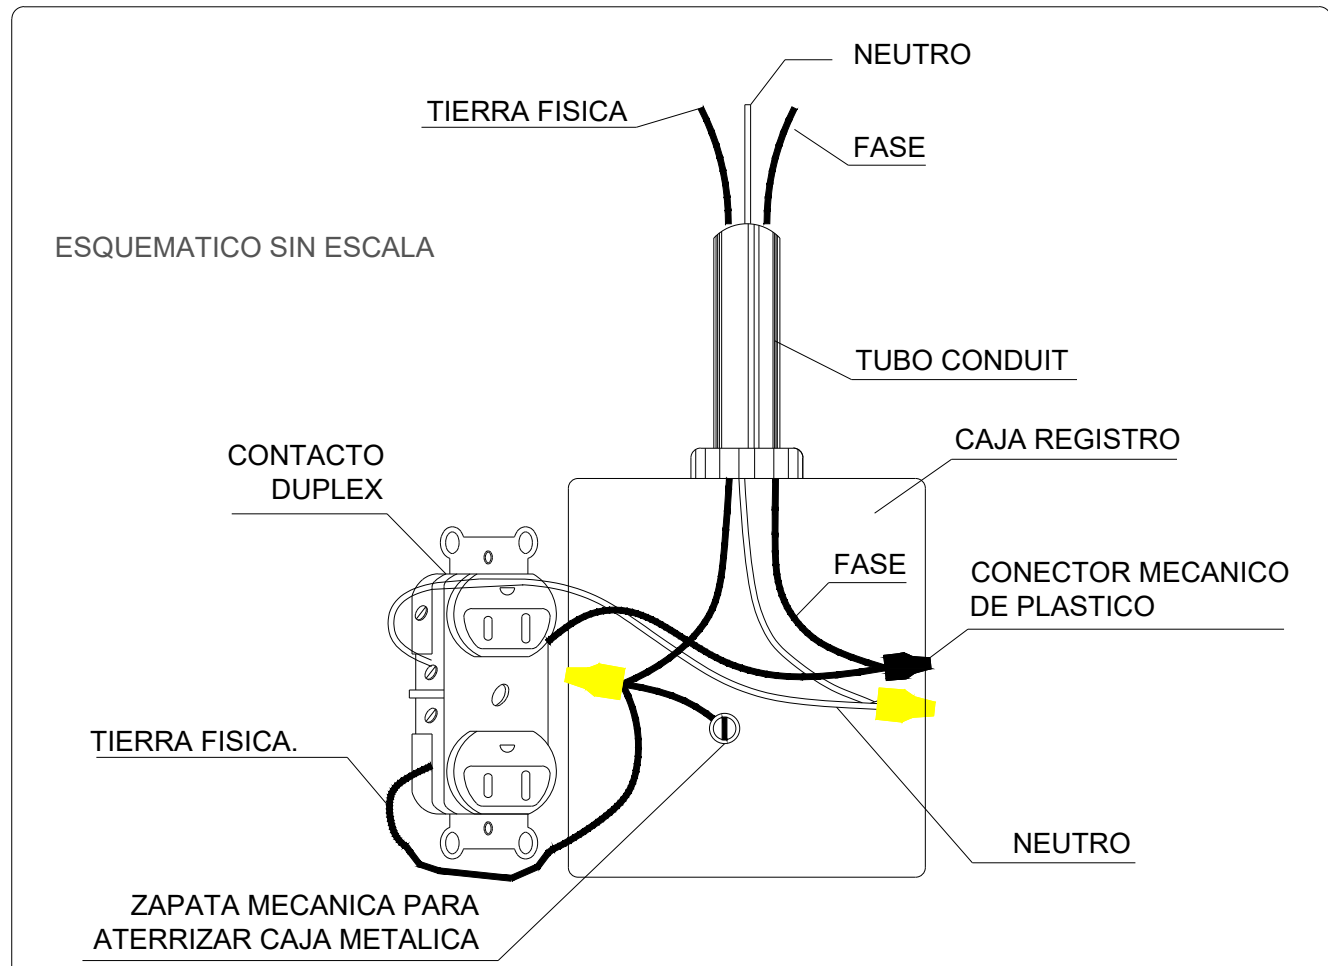


01 | Detalle de conexión contacto polarizado
S/E

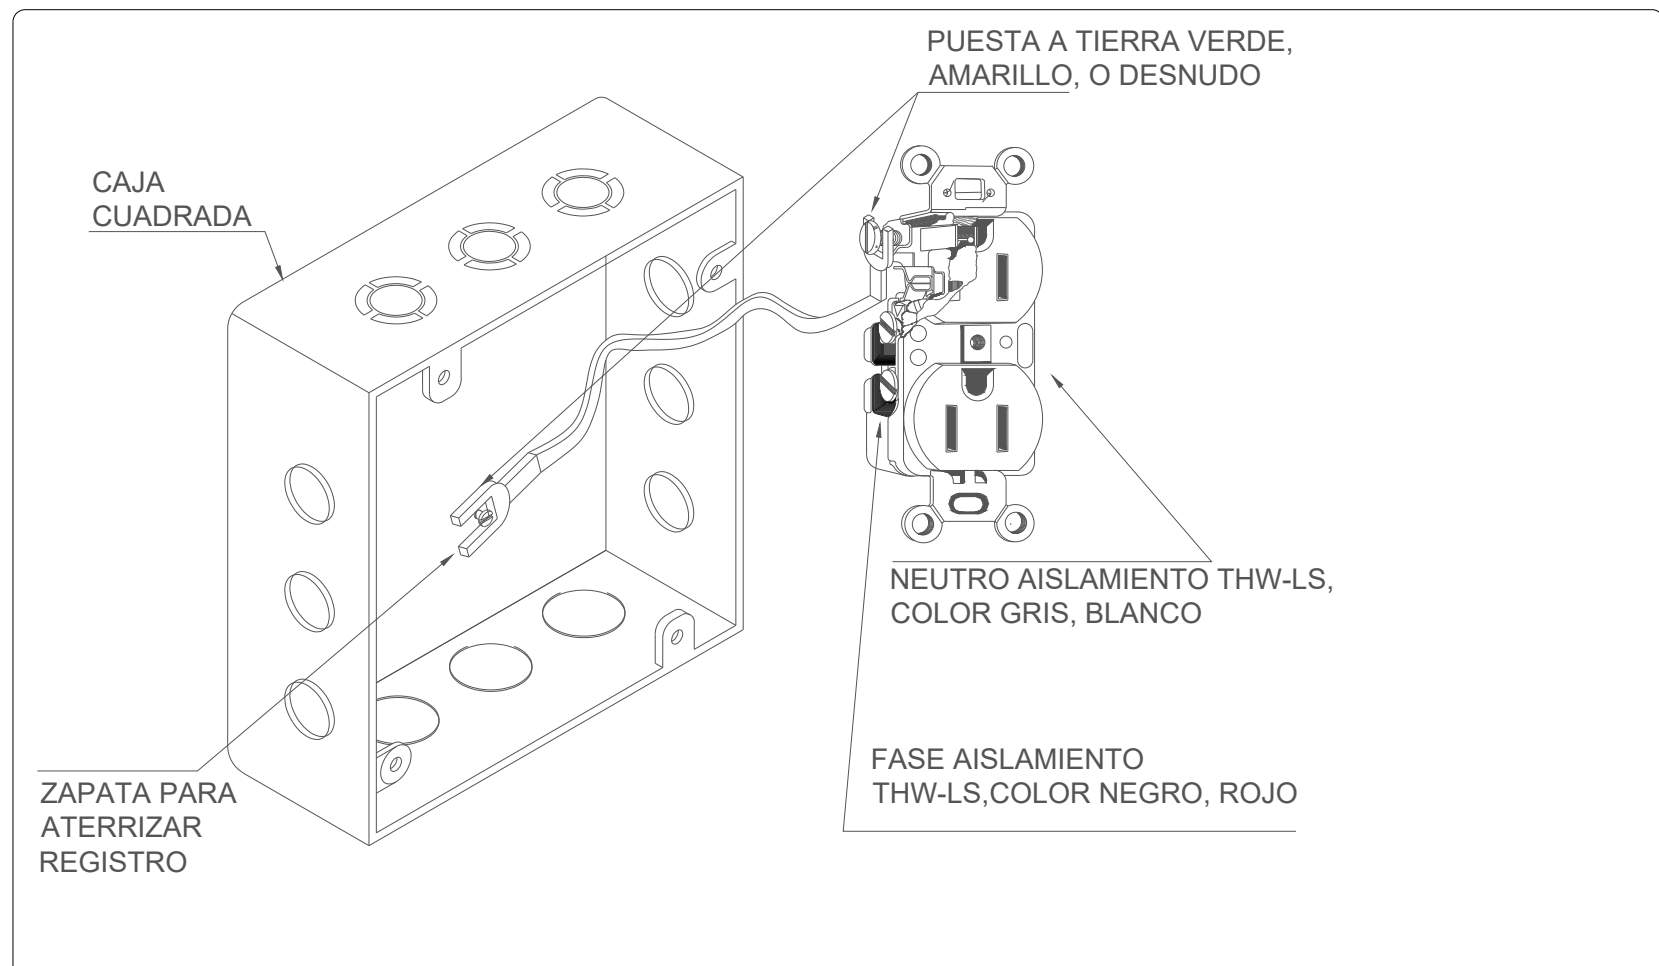


02 | Detalle de conexión GFCI
S/E

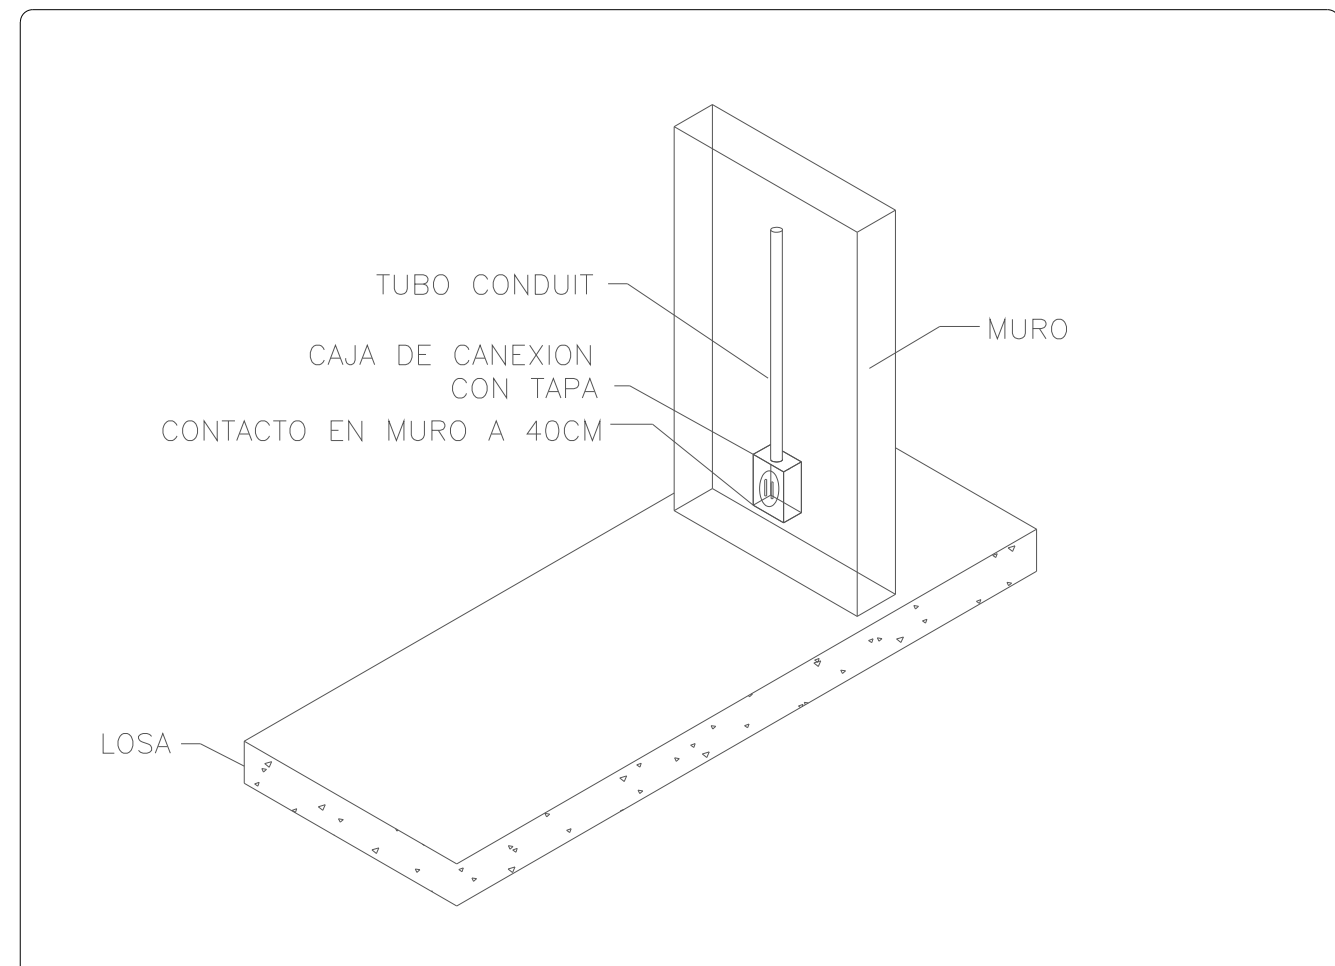

03 | Detalle tipo para instalación de contacto
S/E

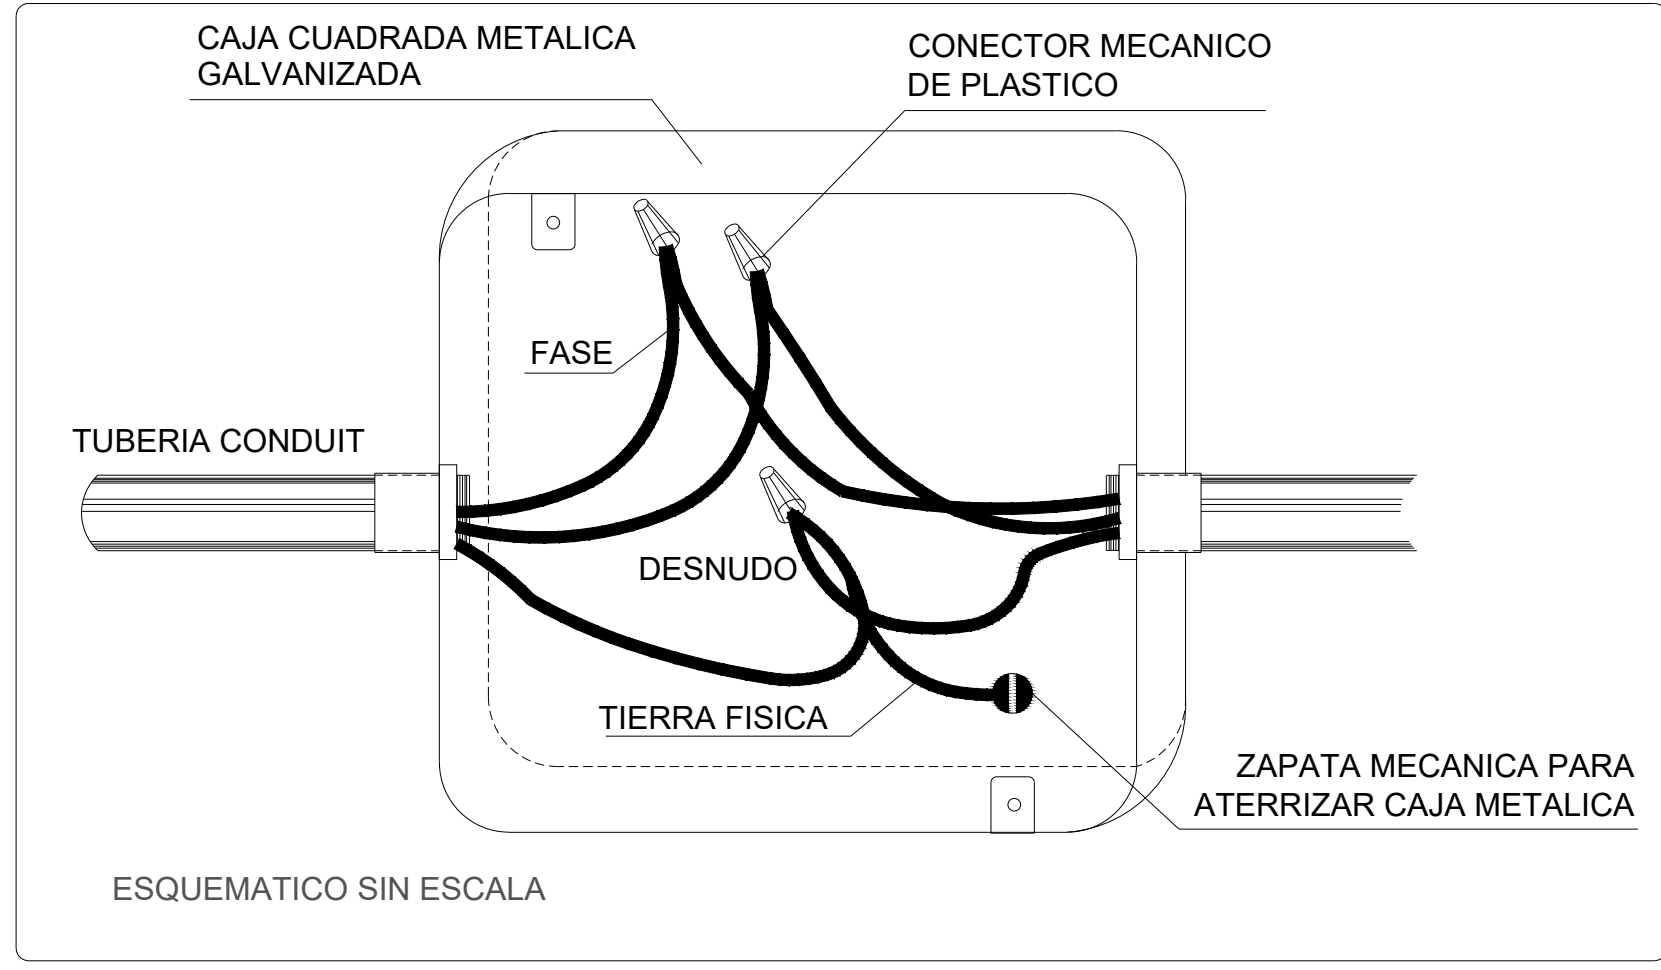


04 | Registro en caja metálica galvanizada
S/E

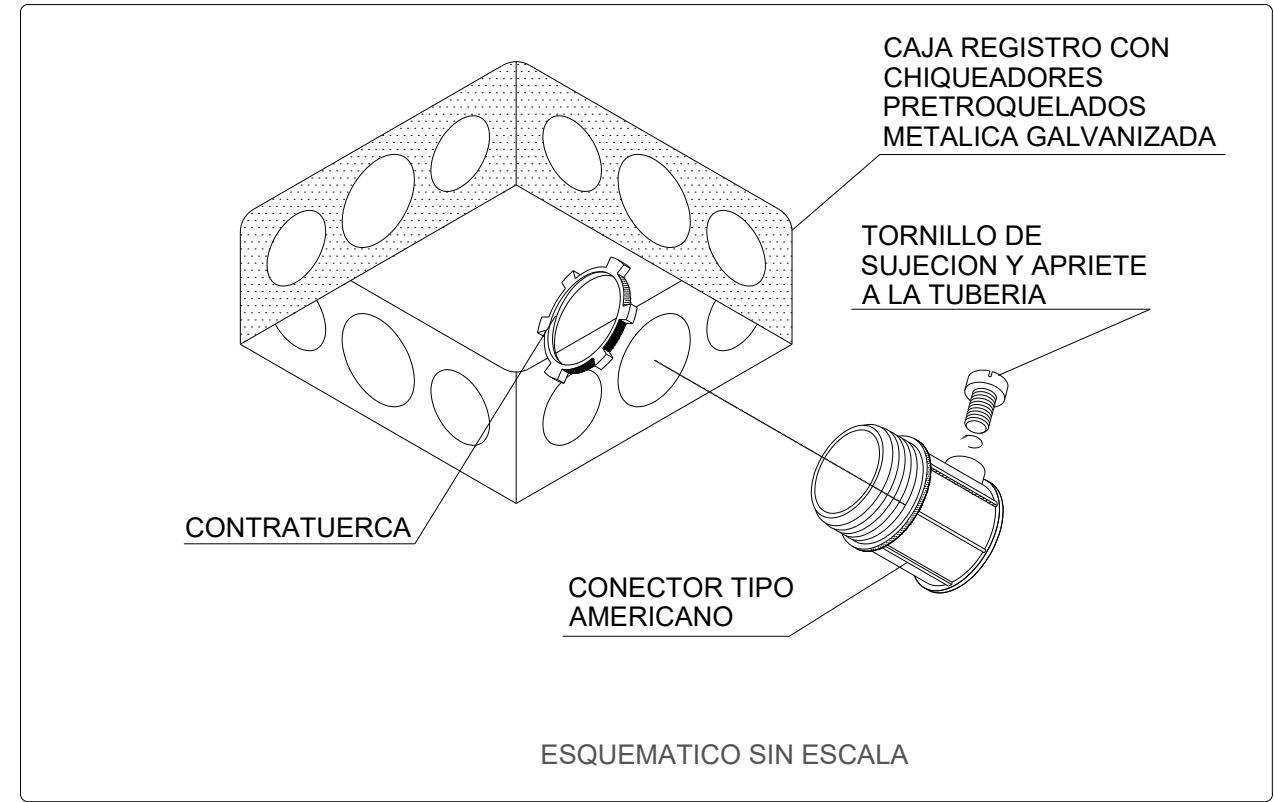

05 | Detalle instalación caja cuadrada
S/E

CÉDULA DE CABLEADO						
No.	FASE Y RETORNO	NEUTRO	TIERRA	TUBERIA	MATERIALES	
	mm ² (AWG)	mm ² (AWG)	mm ² (AWG)	(mm)Ø	CANALIZ.	CONDUC.
1	1-5.26(10)	1-5.26(10)	1-3.31(12)	16(1/2)	(EMT)	COBRE
2	2-5.26(10)	2-5.26(10)	1-3.31(12)	21(3/4)	(EMT)	COBRE
3	3-5.26(10)	3-5.26(10)	1-3.31(12)	21(3/4)	(EMT)	COBRE
4	4-5.26(10)	2-5.26(10)	1-3.31(12)	21(3/4)	(EMT)	COBRE
5	3-5.26(10)	1-5.26(10)	1-3.31(12)	21(3/4)	(EMT)	COBRE
6	2-5.26(10)	-----	1-3.31(12)	16(1/2)	(EMT)	COBRE
7	5-5.26(10)	-----	1-3.31(12)	21(3/4)	(EMT)	COBRE
8	1-5.26(10)	1-5.26(10)	1-3.31(12)	16(1/2)	(PVC)	COBRE
9	2-5.26(10)	2-5.26(10)	1-3.31(12)	21(3/4)	(PVC)	COBRE
10	3-5.26(10)	3-5.26(10)	1-3.31(12)	21(3/4)	(PVC)	COBRE

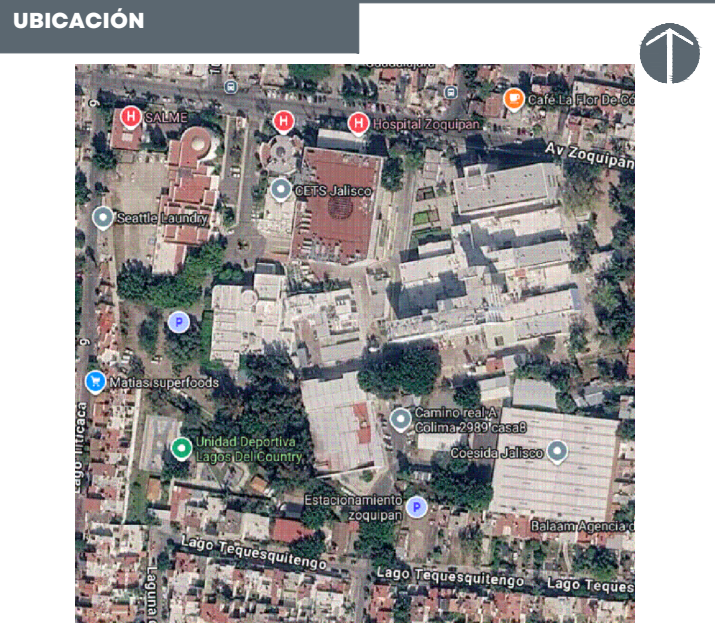

NOTAS:	
SIMBOLOGÍA - EMERGENCIA	
	RECEPTACULO DUPLEX POLARIZADO, CONEXION A TIERRA, 20A, 125V, 2P, 3W, GRADO COMERCIAL, CATALOGO LEVITON 8300-R, PLACA DE NYLON COLOR ROJO, ALTURA DE INSTALACION ESPECIFICADA EN PLANO.
	RECEPTACULO DE MEDIA VUELTA CON CONEXION A TIERRA, GRADO INDUSTRIAL, 30A, 250VCA, 3P, 4W, MARCA LEVITON CATALOGO 2720-IG, PLACA DE ACERO INOXIDABLE MARCA LEVITON CATALOGO 84020-40, ALTURA DE INSTALACION ESPECIFICADA EN PLANO.
	REGISTRO RECTANGULAR PARA CONEXIONES ELECTRICAS
	TABLERO ELECTRICO (MAYOR INFLAMACION EN CUADRO DE CARGA Y DIAGRAMA UNIFILAR)
	TUBERIA POR PLAFON O MURO, DIAMETRO ACORDE A CEDULA DE CABLEADO
	TUBERIA POR PISO, DIAMETRO ACORDE A CEDULA DE CABLEADO

AUTORIZACIÓN:	
Mtro. Joel Iván Zúñiga Gosalvez Director General de Proyectos de Ingeniería	
Ing. Francisco Luciano Valdez Román Director de Proyectos de Infraestructura Eléctrica y Mecánica	


DATOS GENERALES	
Localización: Tequesquitengo No. 2600, Col. Lagos del Country, C.P. 45177. Municipio: Zapopan, Jalisco.	

PROYECTO:	
REHABILITACIÓN DE COMEDOR, DORMITORIOS, APOYO ADMINISTRATIVO Y PASILLOS EN LAS INSTALACIONES DEL SISTEMA DE ATENCIÓN MÉDICA URGENCIAS (SAMU), UBICADO EN EL MUNICIPIO DE ZAPOPAN, JALISCO.	

CONTENIDO:	
INSTALACIÓN ELÉCTRICA CONTACTOS EMERGENCIA	

ESCALA:	FECHA:	CLAVE DE PLANO:
1:100	Jul. 2026	CE-03




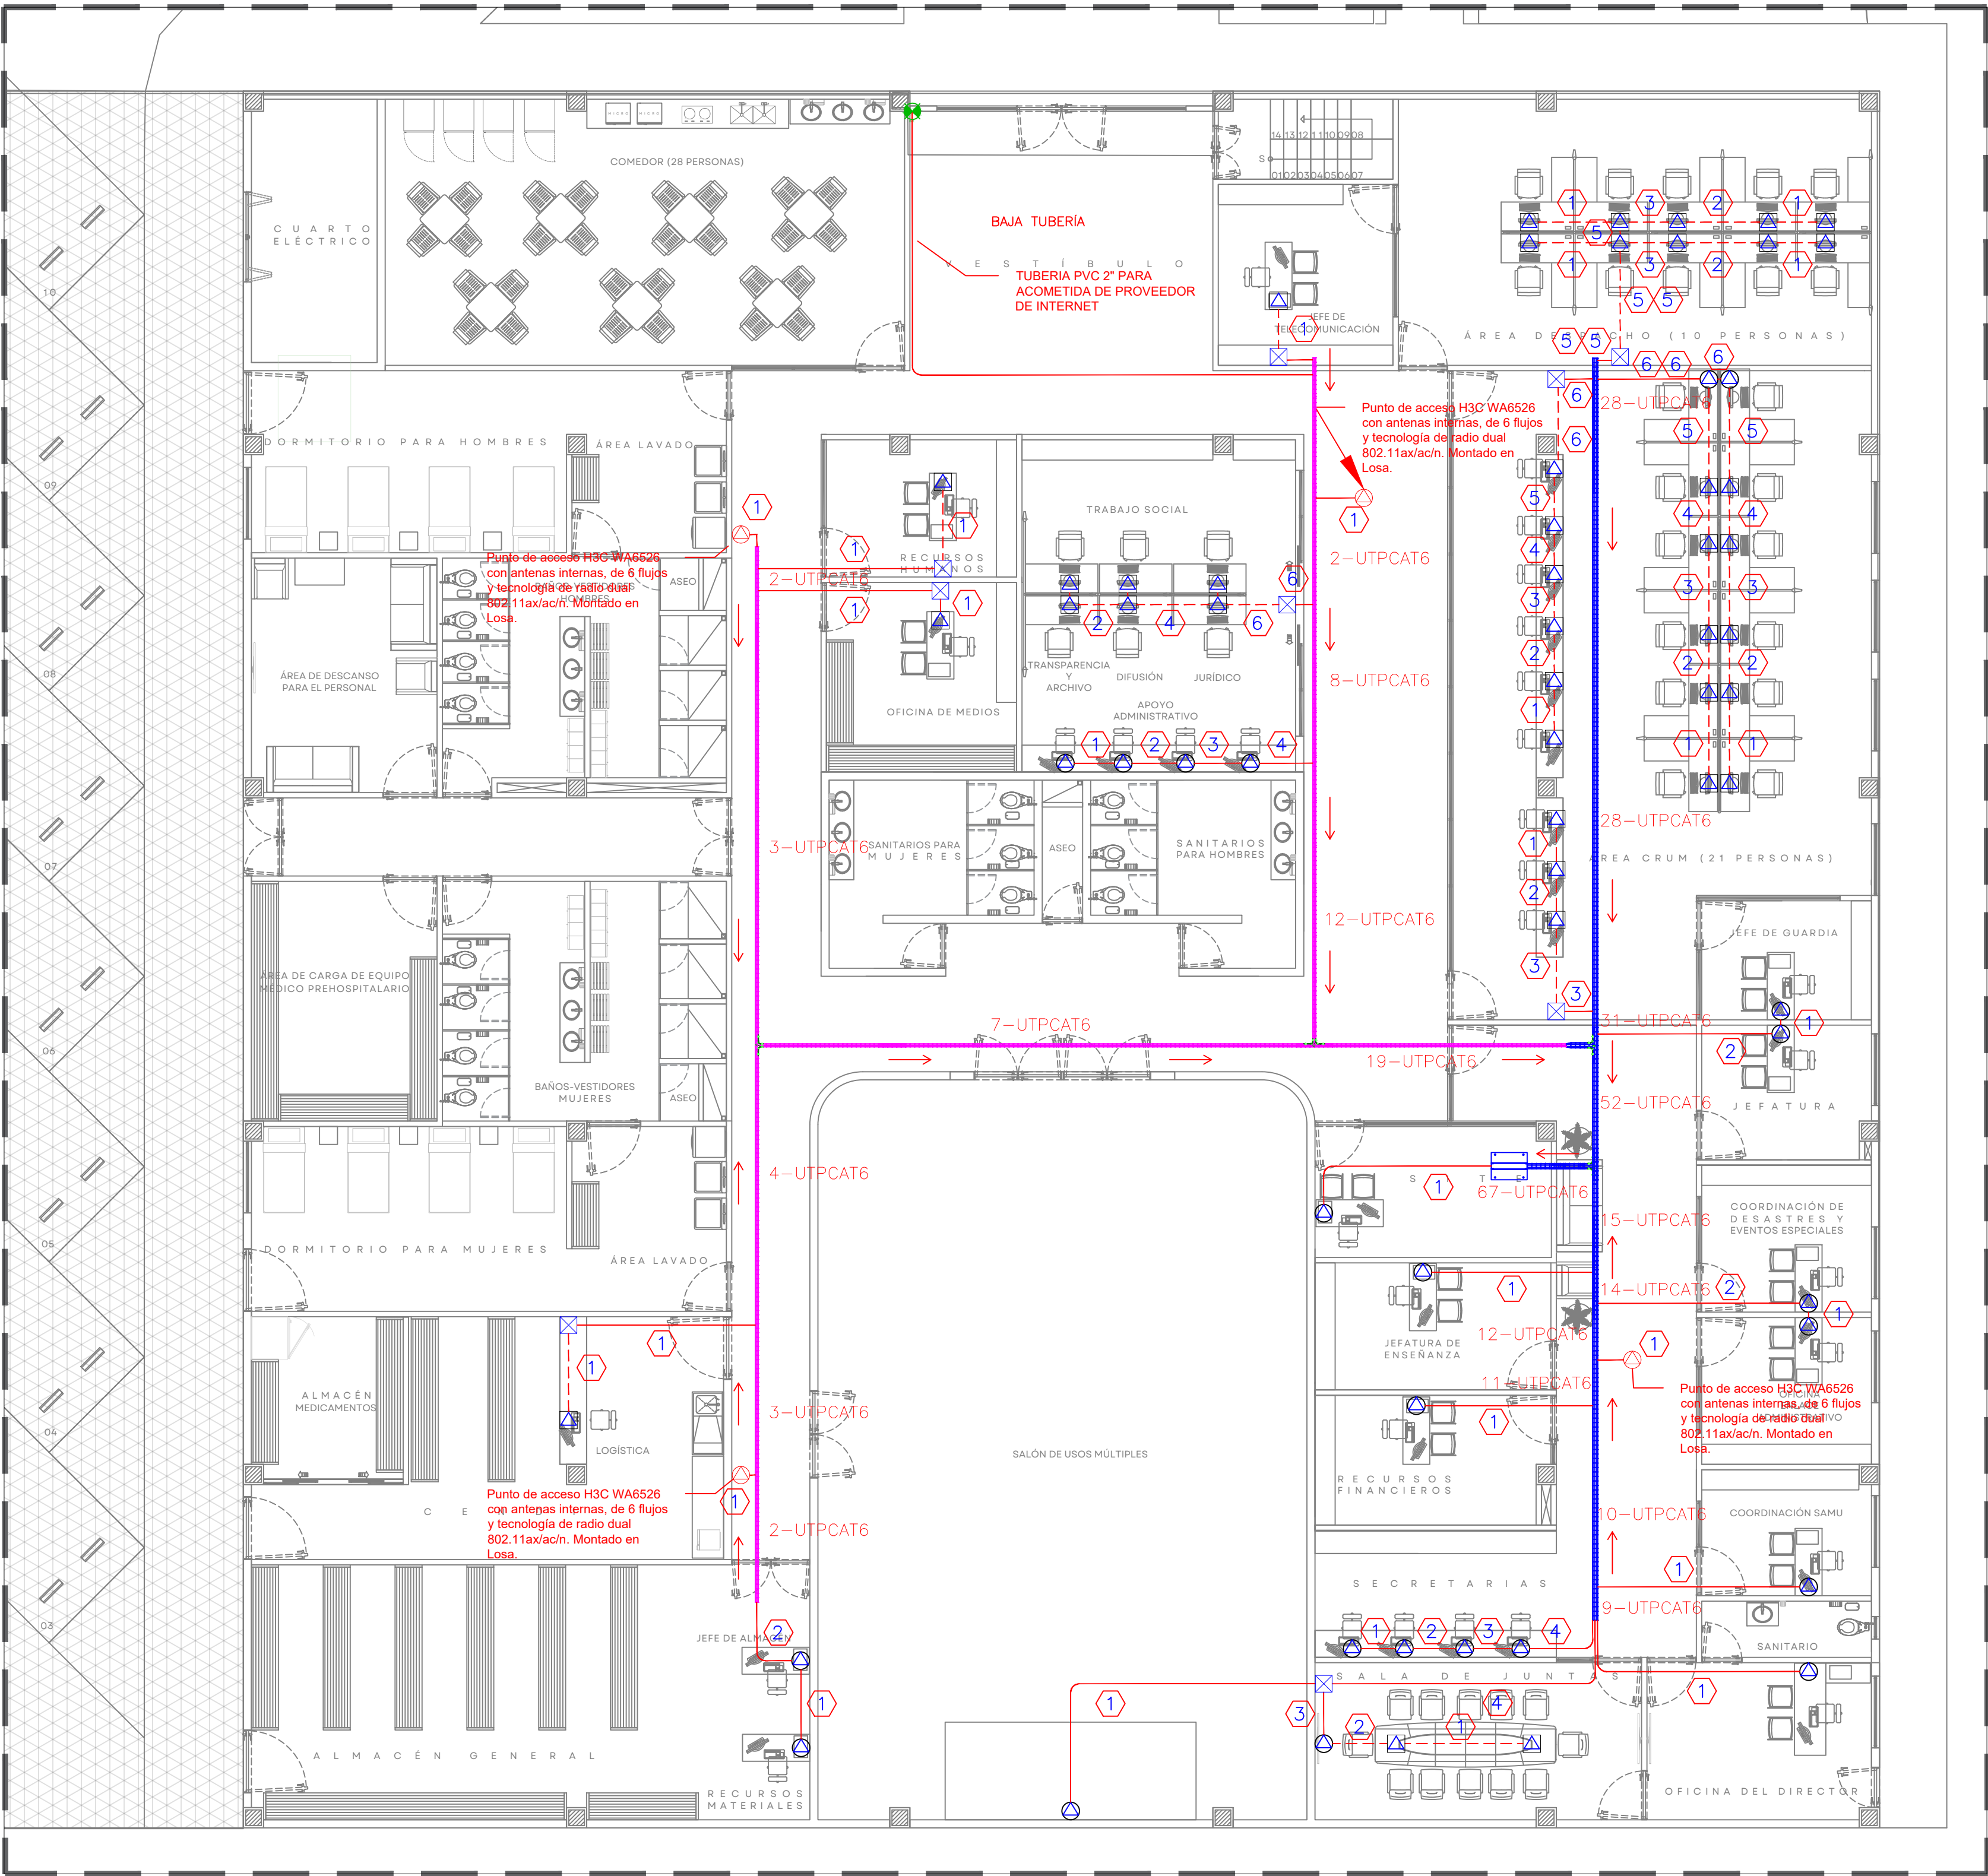


01 INSTALACIÓN DE DATOS

SAMU


1:100

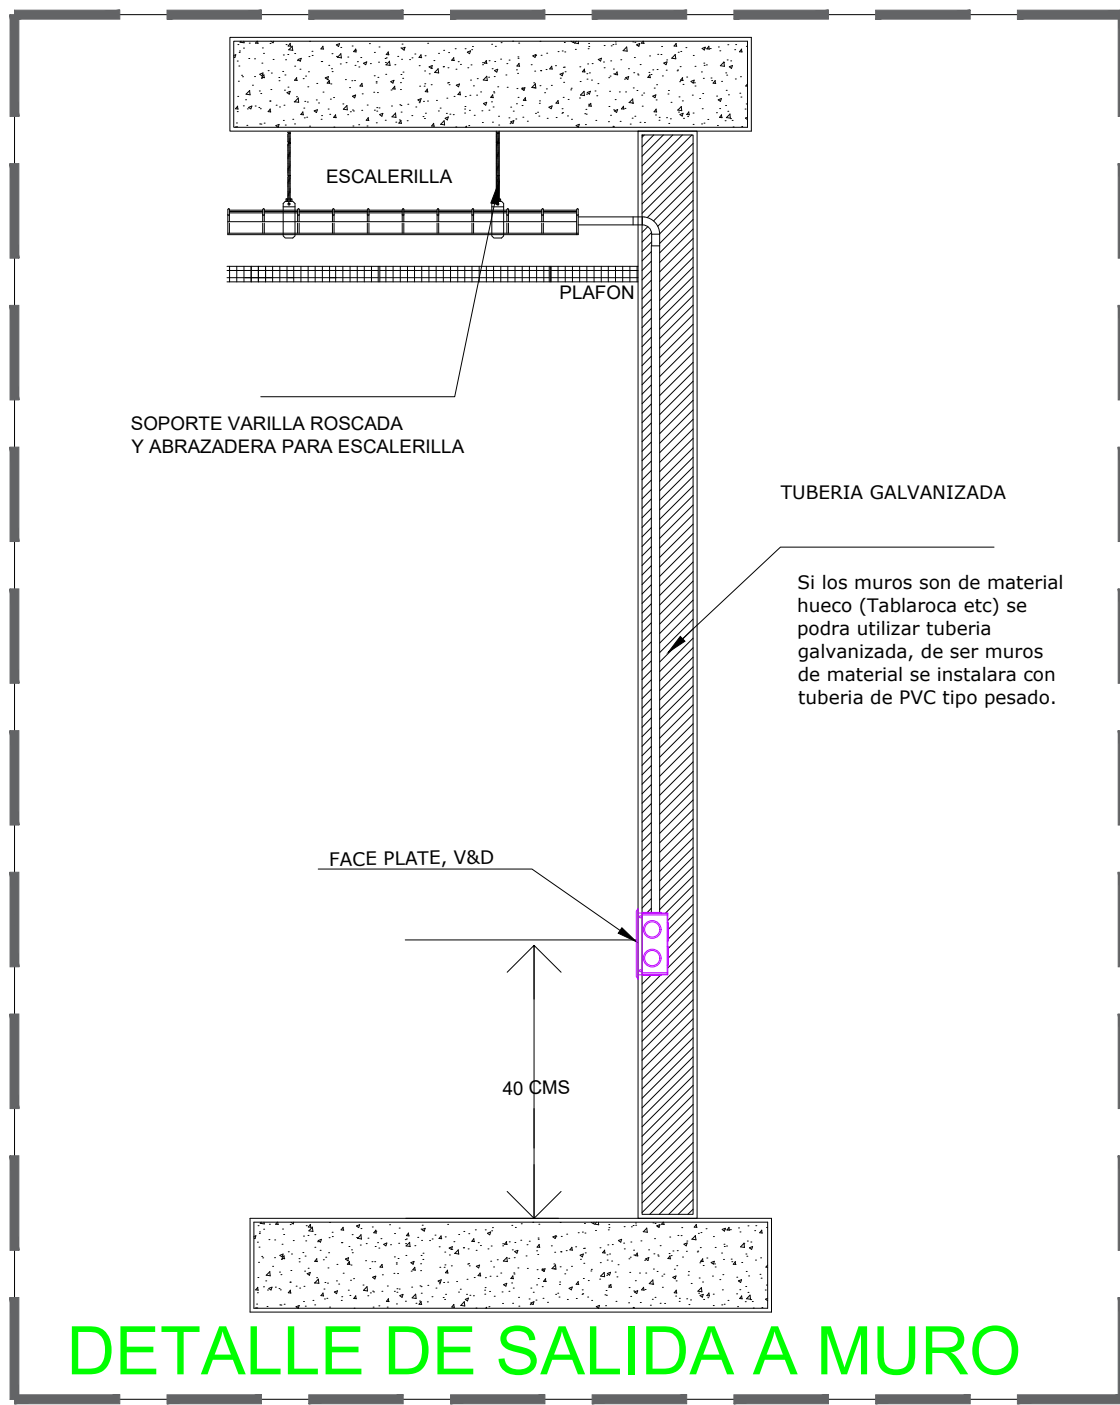


DETALLE DE SALIDA A MURO

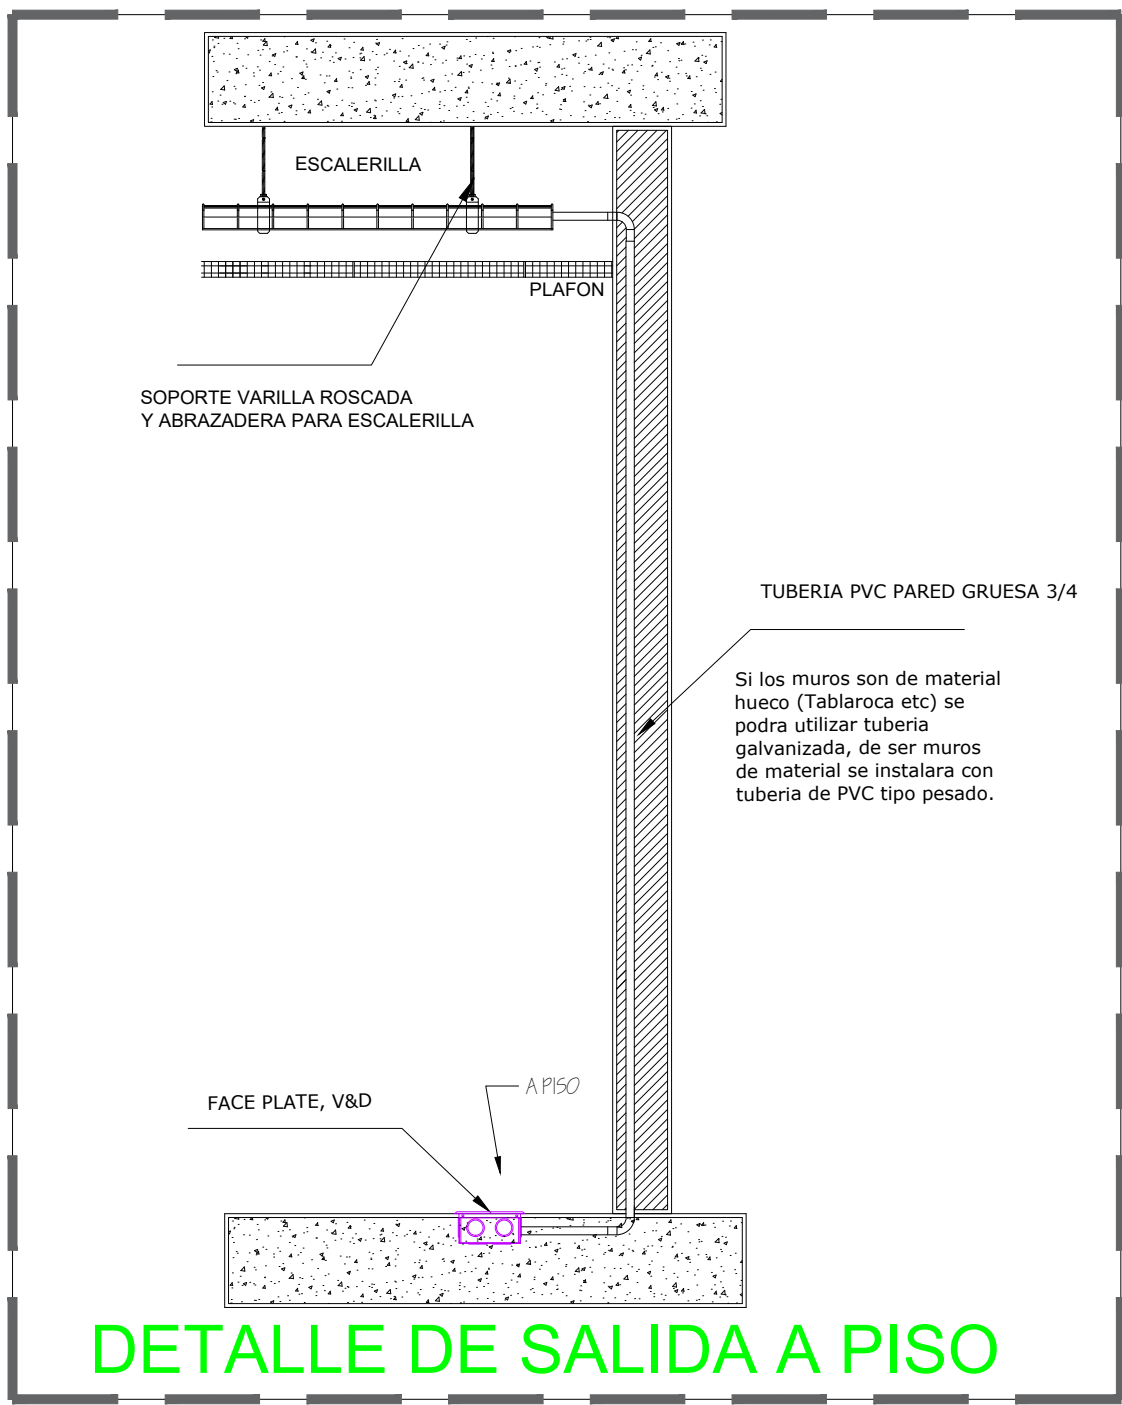

DETALLE DE SALIDA A PISO

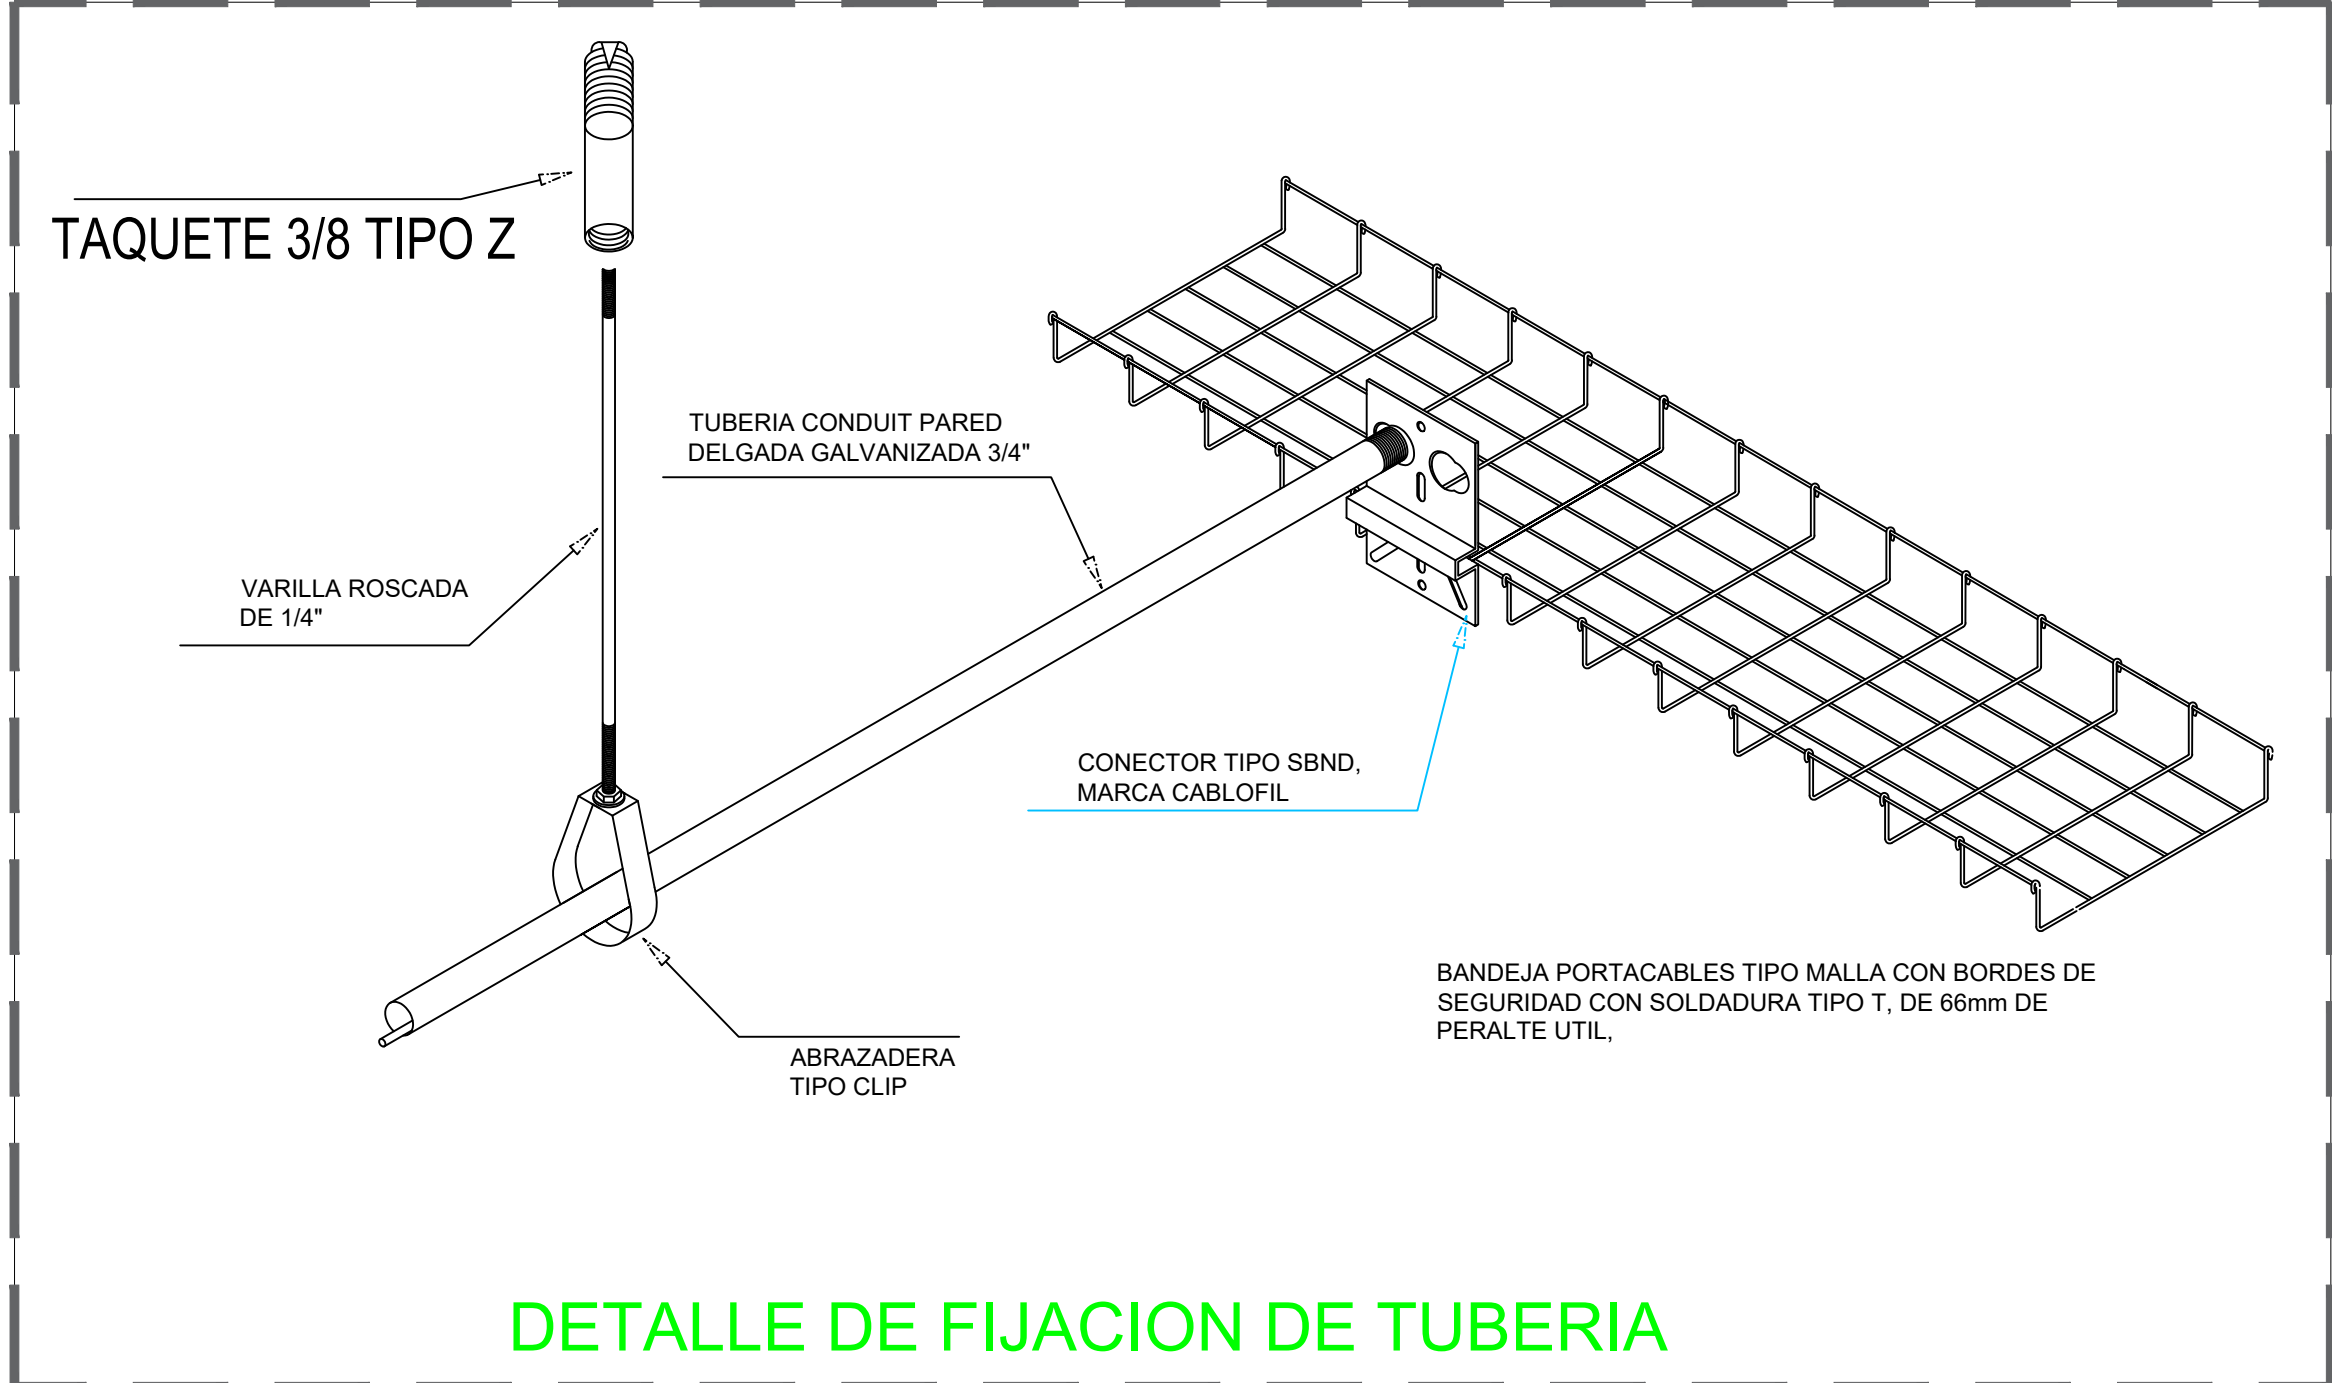


DETALLE DE FIJACION DE TUBERIA

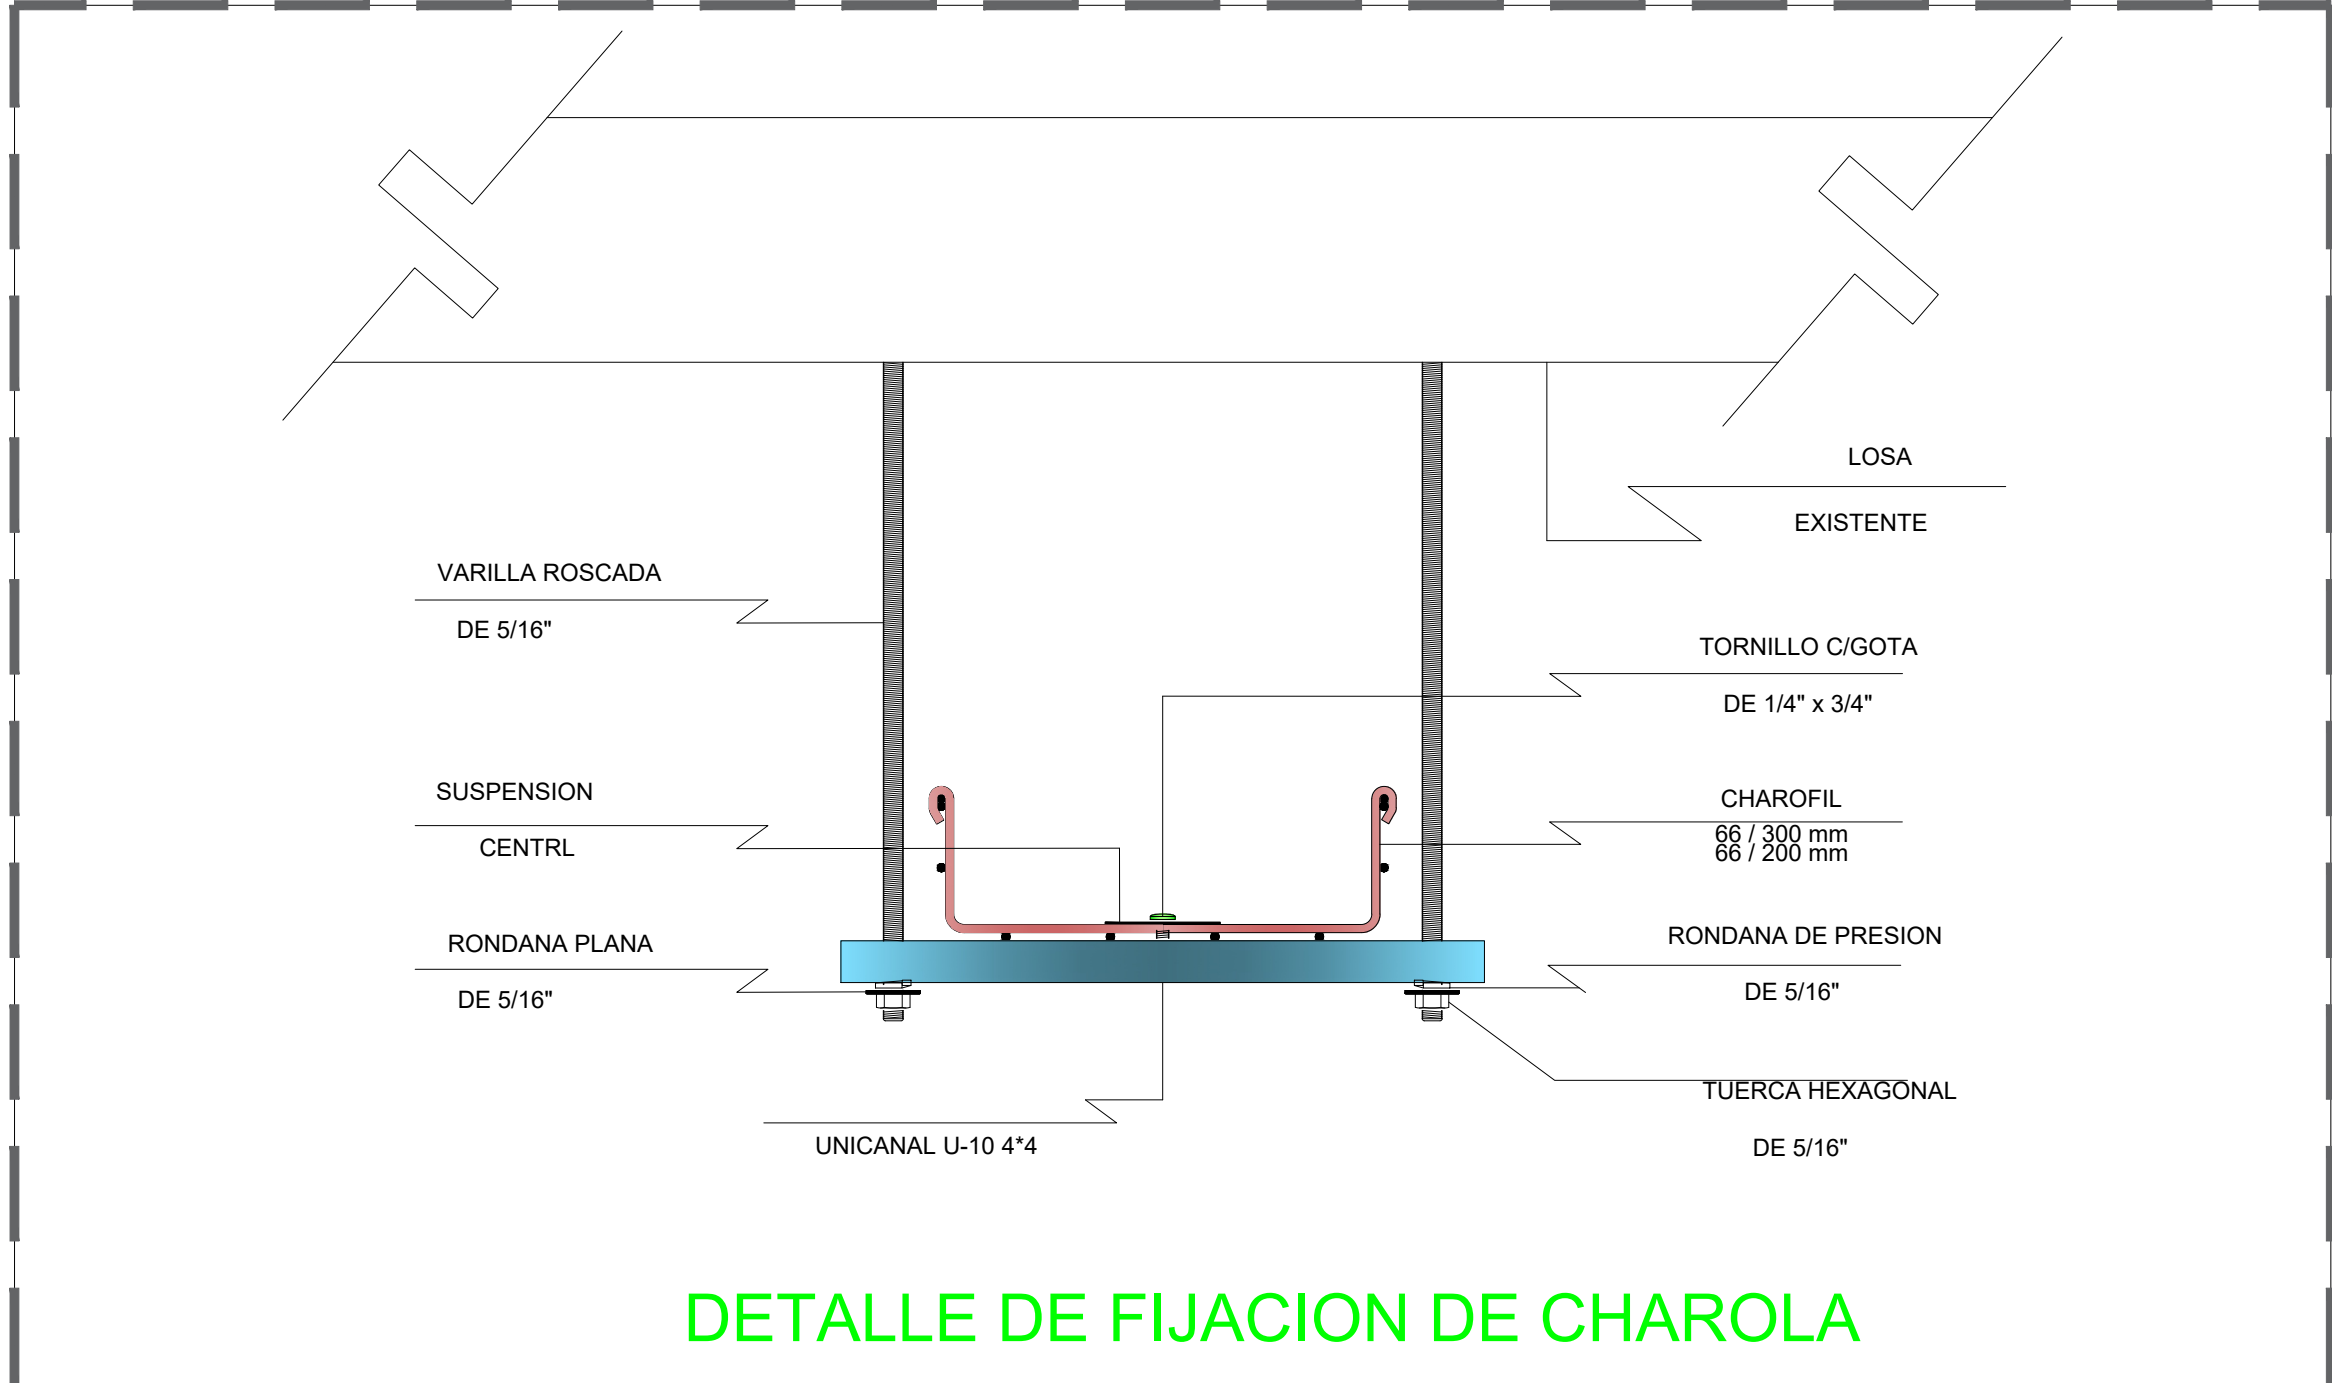

DETALLE DE FIJACION DE CHAROLA



UBICACIÓN

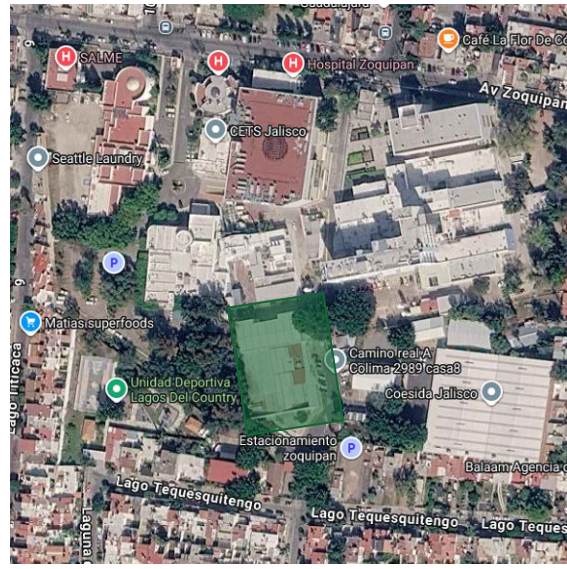

NOTAS:

CEDULA DE CABLEADO VOZ Y DATOS

CEDULA	CABLES UTP	TUBERIA
1	1-UTPCAT6	PVC 3/4"
2	2-UTPCAT6	PVC 3/4"
3	3-UTPCAT6	PVC 3/4"
4	4-UTPCAT6	PVC 1"
5	5-UTPCAT6	PVC 1"
6	6-UTPCAT6	PVC 1"
7	1-OM3	PVC 2"

SIMBOLOGIA DE ACCESORIOS

	INDICA SALIDA DE DATOS CANTIDAD MARCADA EN MURO
	INDICA SALIDA SENCILLA DE ACCESS POINT, MARCA: H3C, MODELO: WA6526
	INDICA SALIDA DE DATOS EN PISO
	INDICA TRAYECTORIA DE TUBERIA POR PLAFON O MURO
	INDICA TRAYECTORIA DE TUBERIA POR PISO
	INDICA SITE
	INDICA SITE
	CHAROLA TIPO MALLA MCA CHAROFIL 66 / 100 mm
	CHAROLA TIPO MALLA MCA CHAROFIL 66 / 50 mm

AUTORIZACIÓN:

Ing. Joel Iván Zúñiga Gosálvez
Director General de Proyectos de Ingeniería

Ing. Francisco Luciano Valdez Román
Dirección de Proyectos de Infraestructura Eléctrica y Mecánica

DATOS GENERALES

Localización: Tequesquitengo No. 2600, Col. Lagos del Country, C.P. 45177.
Municipio: Zapopan, Jalisco.

PROYECTO:

REHABILITACIÓN DE COMEDOR, DORMITORIOS, APOYO ADMINISTRATIVO Y PASILLOS EN LAS INSTALACIONES DEL SISTEMA DE ATENCIÓN MÉDICA URGENCIAS (SAMU), UBICADO EN EL MUNICIPIO DE ZAPOPAN, JALISCO.

CONTENIDO:

INSTALACIÓN DE VOZ Y DATOS

ESCALA:

1:100

FECHA:

JULIO 2026



CLAVE DE PLANO:

VD-01



Infraestructura y Obra Pública


SISTEMA DE ATENCIÓN MÉDICA DE URGENCIAS SAMU SIOP-E-SMA-OB-LP-0479-2026

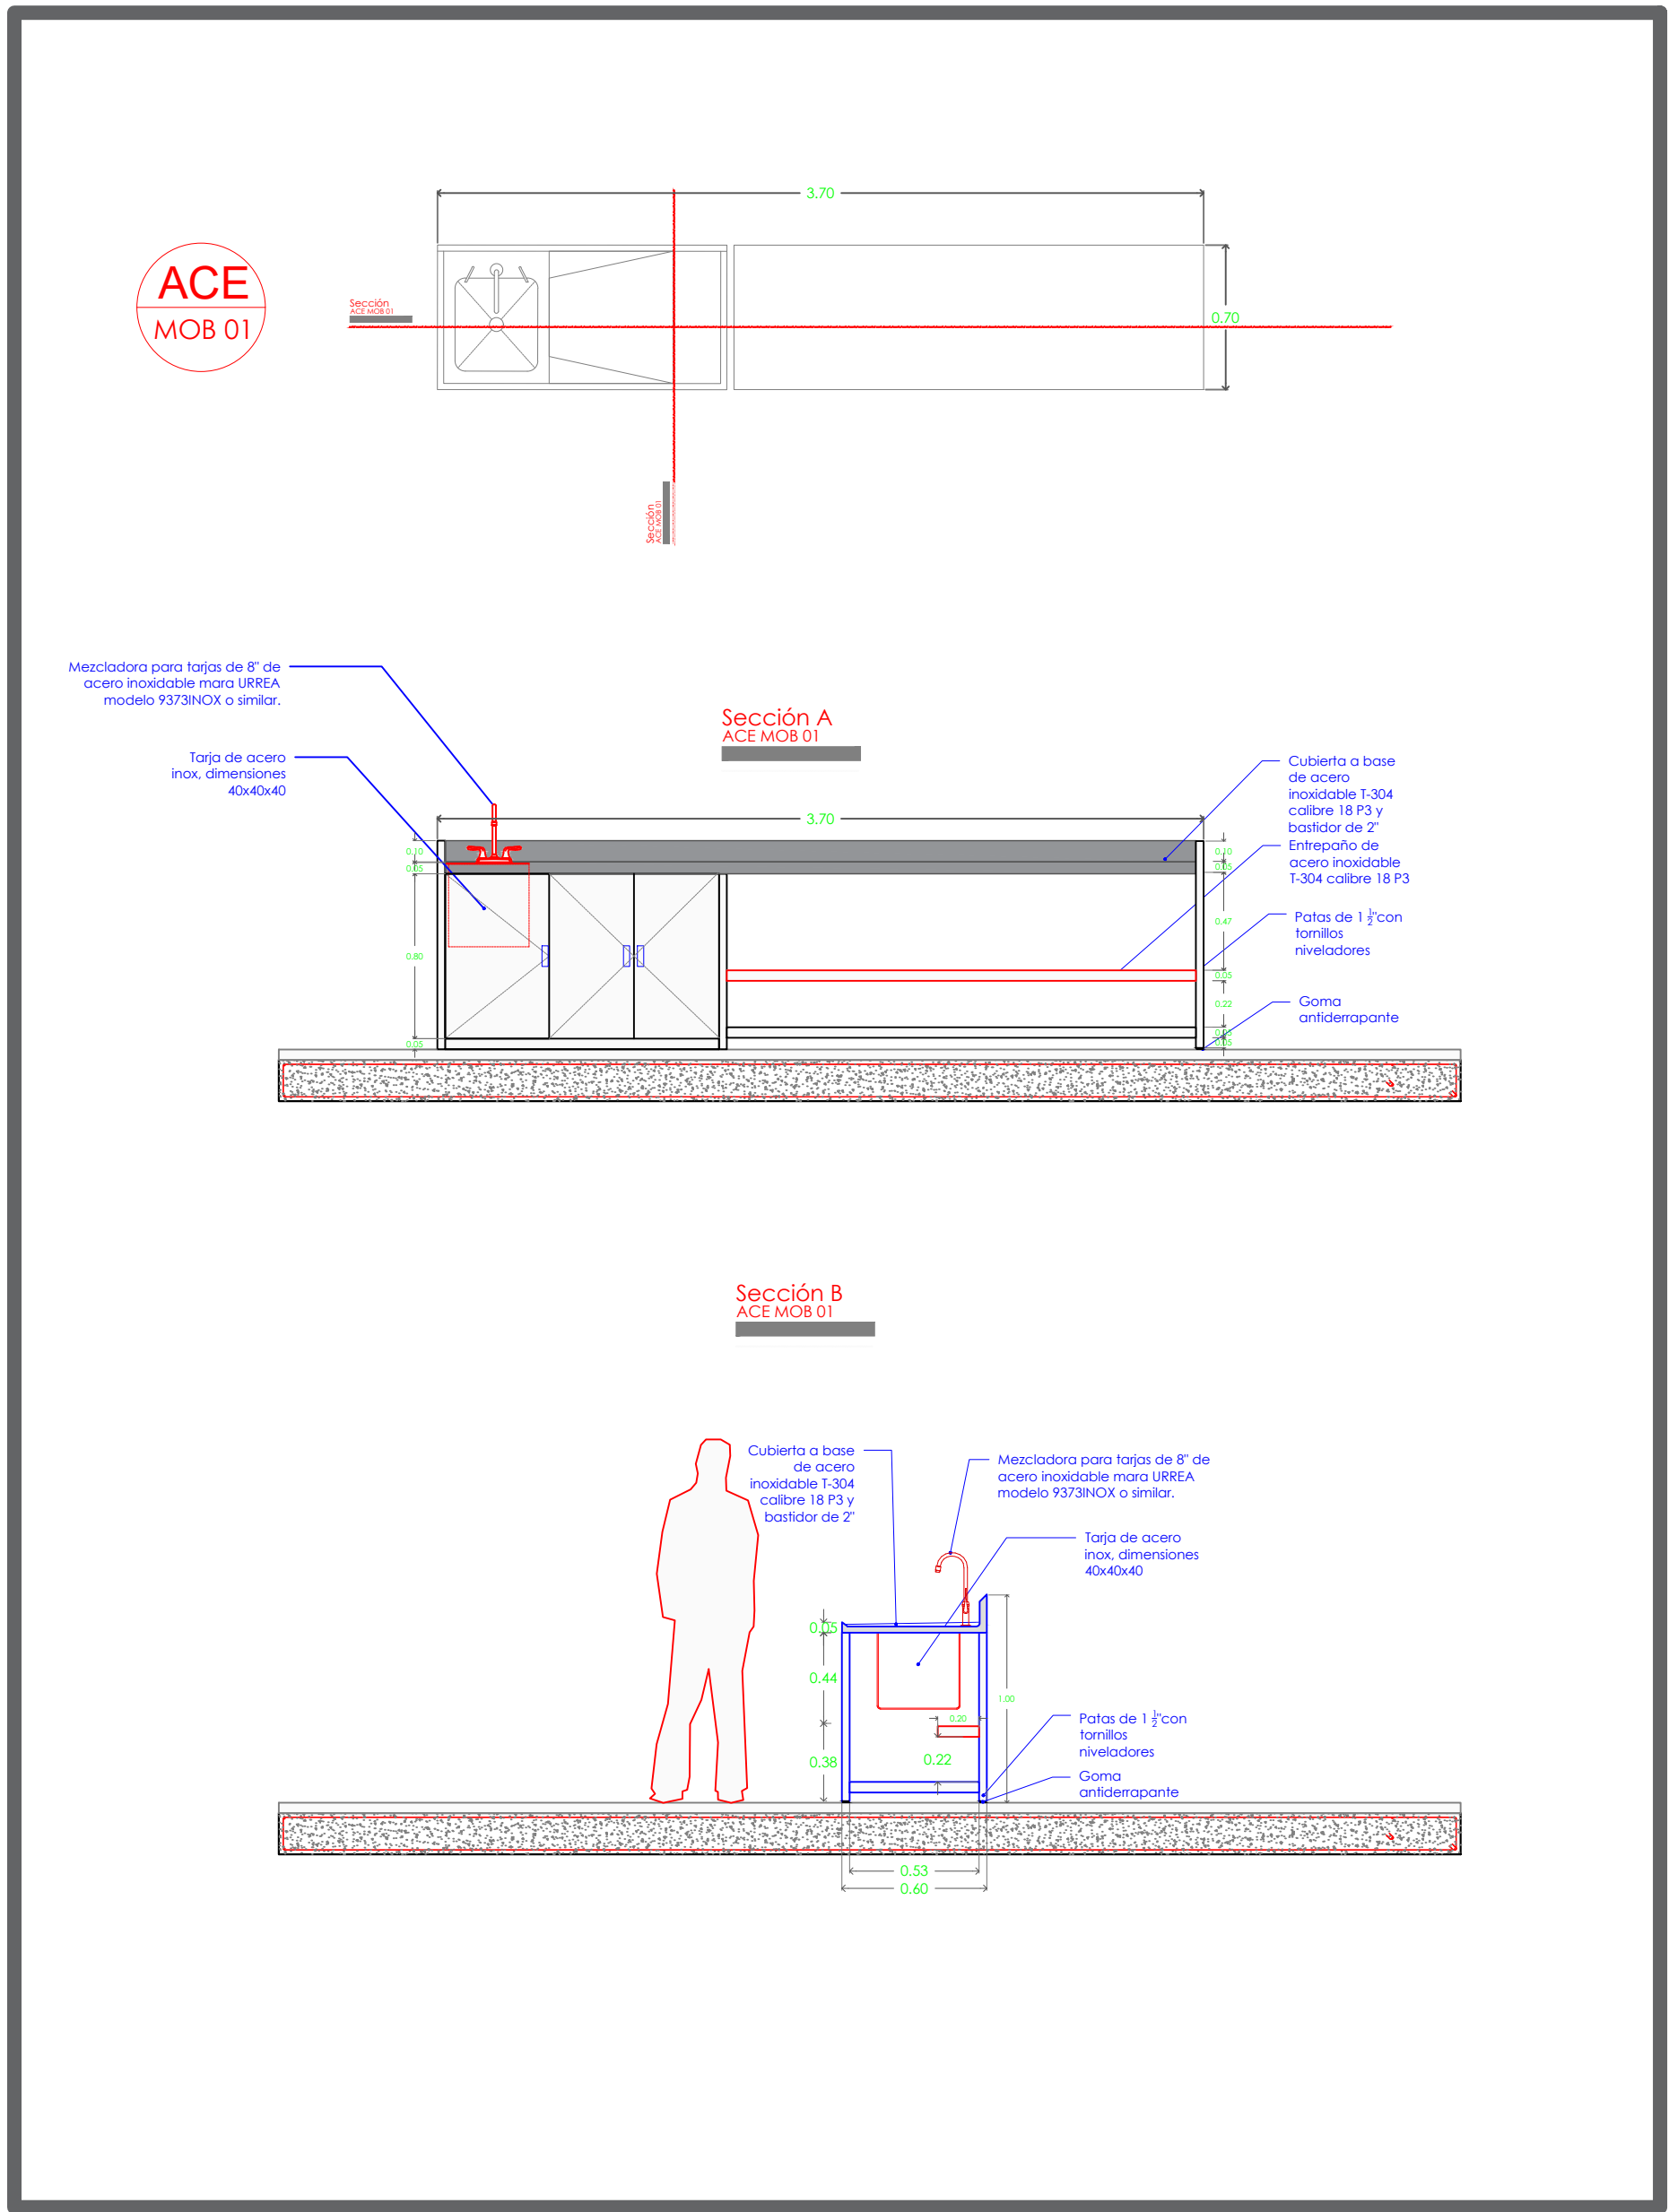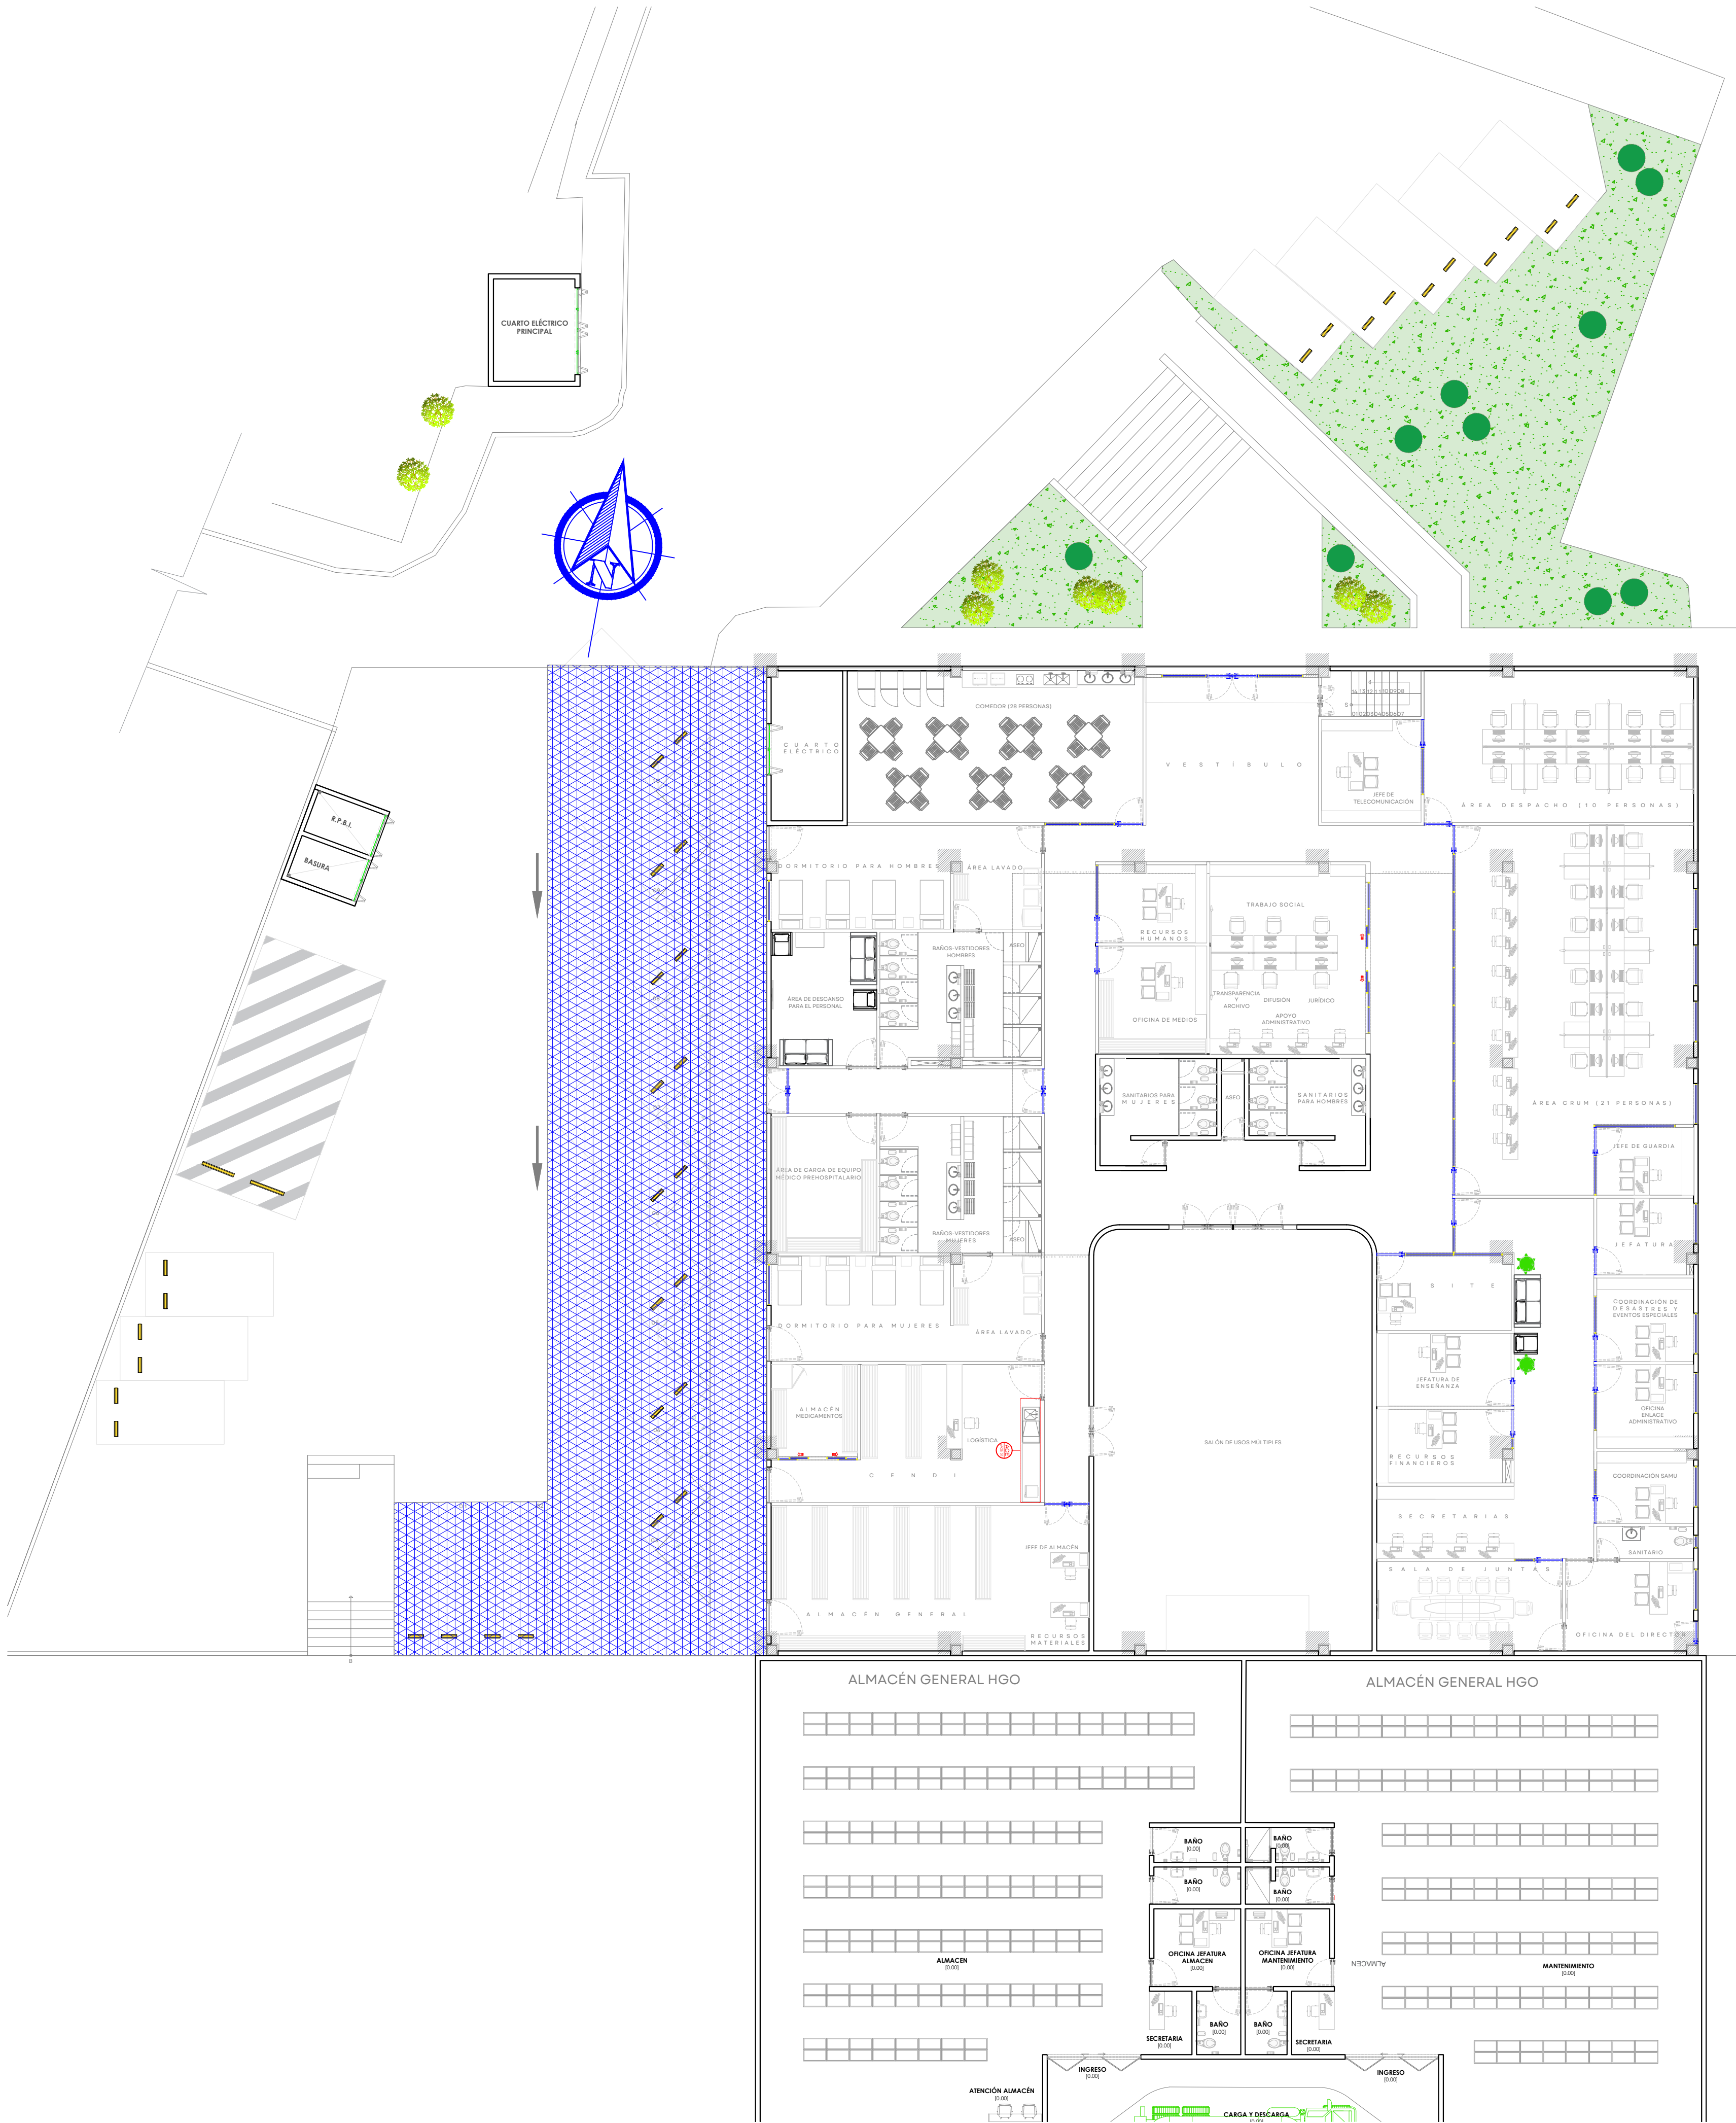



JALISCO
GOBIERNO DEL ESTADO

UBICACIÓN

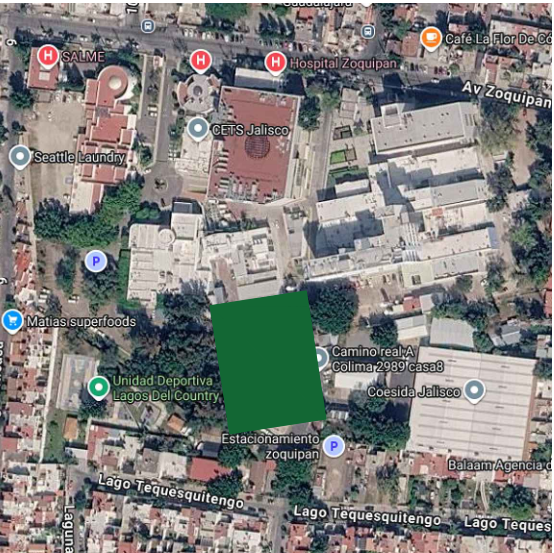

NOTAS:

VALIDACIÓN TÉCNICA

Dr. Héctor Raúl Pérez Gómez
Secretario de Salud Jalisco

Dr. Héctor Hugo Bravo Hernández
Director General del OPD Servicios de Salud Jalisco

Dr. Manuel Alejandro Barajas Zambrano
Subdirector General Médico del OPD Servicios de Salud Jalisco

Dr. Sergio Quintero Luce
Coordinador de Salud Municipal de Secretaría de Salud Jalisco

AUTORIZACIÓN:

Mtro. David Miguel Zamora Bueno
Secretario de Infraestructura y Obra Pública del Estado de Jalisco

Mtro. Joel Iván Zúñiga Godálvez
Director General de Proyectos de Ingeniería

DATOS GENERALES

Localización: Tequesquitengo No. 2600, Col. Lagos del

Municipio: Zapopan, Jal.

PROYECTO:

REHABILITACIÓN DE COMEDOR, DORMITORIOS, APOYO ADMINISTRATIVO Y PASILLOS EN LAS INSTALACIONES DEL SISTEMA DE ATENCIÓN MÉDICA URGENCIAS (SAMU), UBICADO EN EL MUNICIPIO DE ZAPOPAN, JALISCO.

CONTENIDO:

MUEBLE DE ACERO INOX

ESCALA:

1:150

FECHA:

JULIO 2026

CLAVE DE PLANO:





ARQ-01







SISTEMA DE ATENCIÓN MÉDICA DE URGENCIAS SAMU SIOP-E-SMA-OB-LP-0479-2026



ALBAÑILERÍA	
SIMBOLOGÍA	DESCR.
	MURO TABLAROCA A DOS CARAS DE 10CM DE ESPESOR, PANEL DE YESO 1/2" TIPO FIRE CODE "C", ELABORADO CON BASTIDOR METALICO
	MURO DE TABLERO DE YESO RESISTENTE A LA HUMEDAD CON BASTIDOR METALICO DE 9.20CM, POSTES CAL 20@40.60CM Y CANAL DE CARGA CAL 20@1.22M, TIPO FIRECODE "C" O DUROCK
	MURO DE LADRILLO DE LAMA RECOCIDO (7X14X28CM) ASENTADO CON MORTERO CEMENTO-ARENA EN PROPORCIÓN 1:5 O COLUMNA DE CONCRETO ARMADO
	MURO BAJO DE LADRILLO DE LAMA RECOCIDO (7X14X28CM) (REVISAR ALTURA EN PLANO) ASENTADO CON MORTERO CEMENTO-ARENA EN PROPORCIÓN 1:5 O COLUMNA DE CONCRETO A R M A D O
	MURO BAJO DE TABLAROCA (REVISAR ALTURA EN PLANO) A DOS CARAS DE 10CM DE ESPESOR, PANEL DE YESO 1/2" TIPO FIRE CODE "C", ELABORADO CON BASTIDOR METALICO

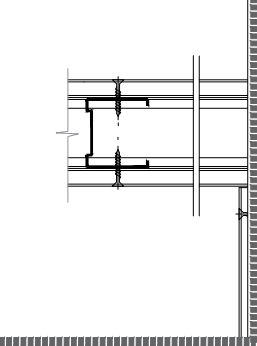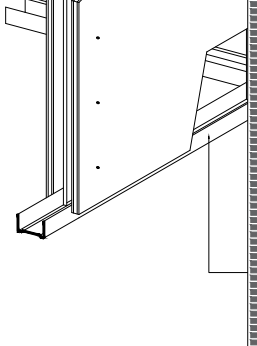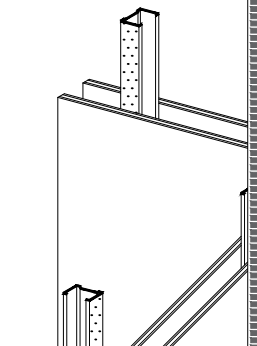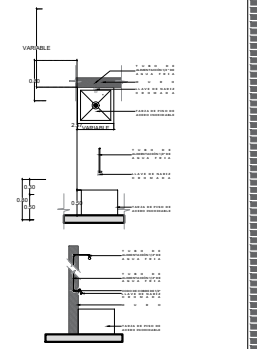

ALBAÑILERÍAS	
SIMBOLOGÍA	DESCRIPCIÓN
	MURO TABLAROCA A DOS CARAS DE 10CM DE ESPESOR, PANEL DE YESO 1/2" TIPO FIRE CODE "C", ELABORADO CON BASTIDOR METALICO
	MURO DE TABLERO DE YESO RESISTENTE A LA HUMEDAD CON BASTIDOR METALICO DE 9.20CM, POSTES CAL 20@40.60CM Y CANAL DE CARGA CAL 20@1.22M, TIPO FIRECODE "C" O DUROCK
	MURO DE LADRILLO DE LAMA RECOCIDO (7X14X28CM) ASENTADO CON MORTERO CEMENTO-ARENA EN PROPORCIÓN 1:5 O COLUMNA DE CONCRETO ARMADO
	MURO BAJO DE LADRILLO DE LAMA RECOCIDO (7X14X28CM) (REVISAR ALTURA EN PLANO) ASENTADO CON MORTERO CEMENTO-ARENA EN PROPORCIÓN 1:5 O COLUMNA DE CONCRETO A R M A D O
	MURO BAJO DE TABLAROCA (REVISAR ALTURA EN PLANO) A DOS CARAS DE 10CM DE ESPESOR, PANEL DE YESO 1/2" TIPO FIRE CODE "C", ELABORADO CON BASTIDOR METALICO

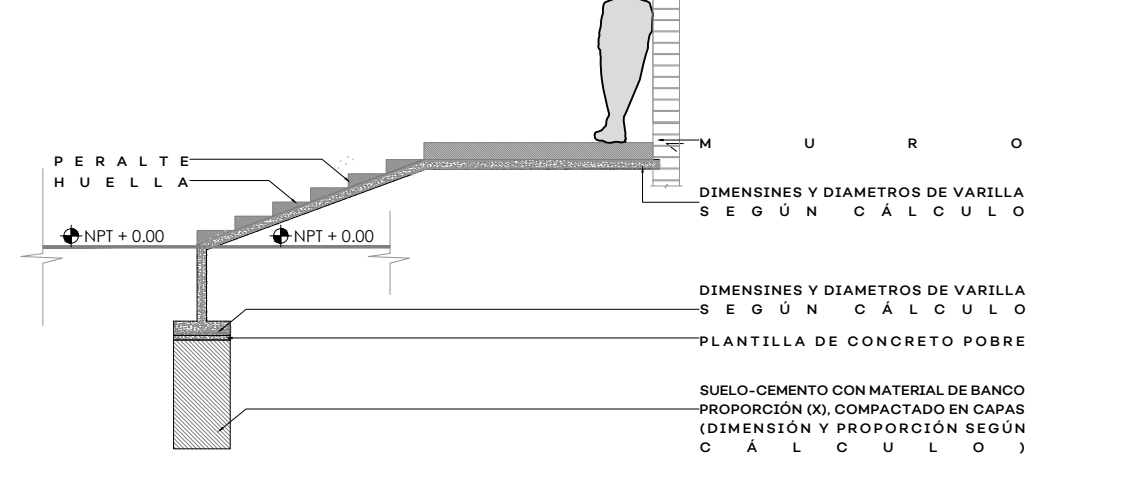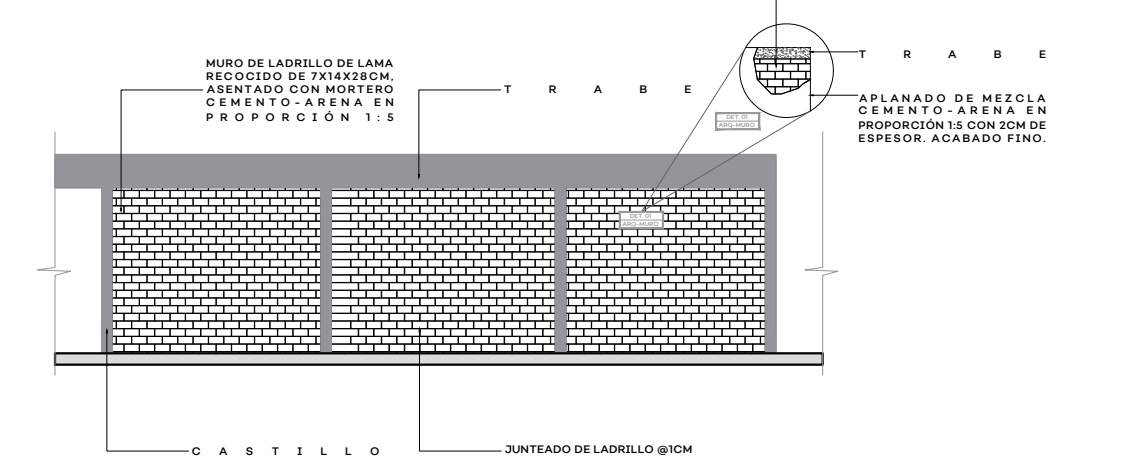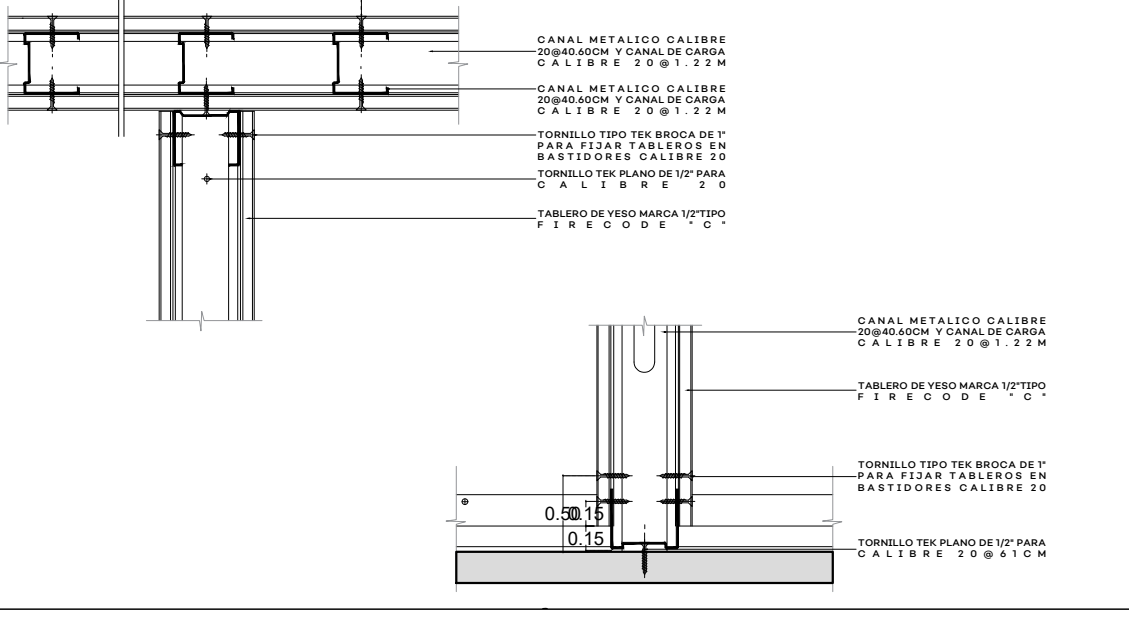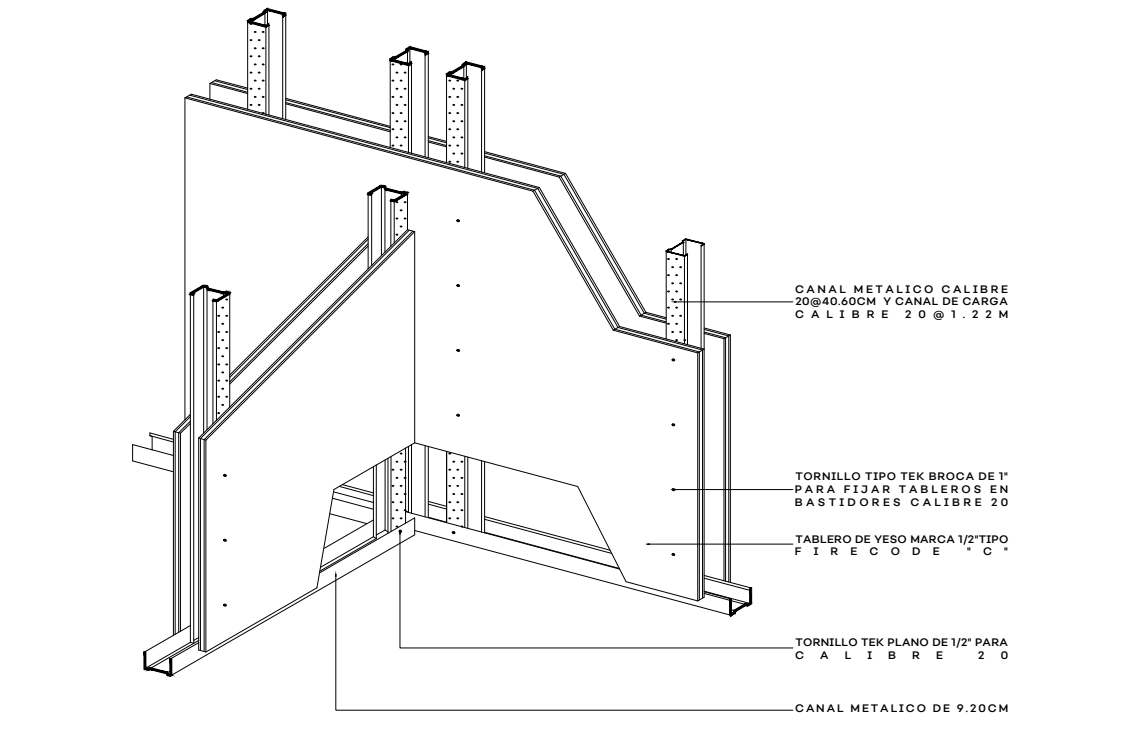

NOTAS:

VALIDACIÓN TÉCNICA

Dr. Héctor Raúl Pérez Gómez
Secretario de Salud Jalisco

Dr. Sergio Quintero Luce
Coordinador de Salud Municipal de Secretaría de Salud Jalisco

Dr. Yannick Raymond Auguste Nordin Servin
Director general del Sistema de Atención Médica de Urgencias (SAMU)

Ing. David Miguel Zamora Bueno
Secretario de Infraestructura y Obra Pública del Estado de Jalisco

Ing. Salvador Hernández Jiménez
Director General de Proyectos de Ingeniería

DATOS GENERALES

Localización: Tequesquitengo No. 2600, Col. Lagos del

Municipio: Zapopan, Jal.

PROYECTO:

REHABILITACIÓN DE COMEDOR, DORMITORIOS, APOYO ADMINISTRATIVO Y PASILLOS EN LAS INSTALACIONES DEL SISTEMA DE ATENCIÓN MÉDICA DE URGENCIAS (SAMU), UBICADO EN EL MUNICIPIO DE ZAPOPAN, JALISCO.

CONTENIDO:

ACABADOS DE ALBAÑILERÍA



ESCALA: 1:100

FECHA: JULIO 2026

CLAVE DE PLANO: ARQ-01




SISTEMA DE ATENCIÓN MÉDICA DE URGENCIAS SAMU SIOP-E-SMA-OB-LP-0479-2026

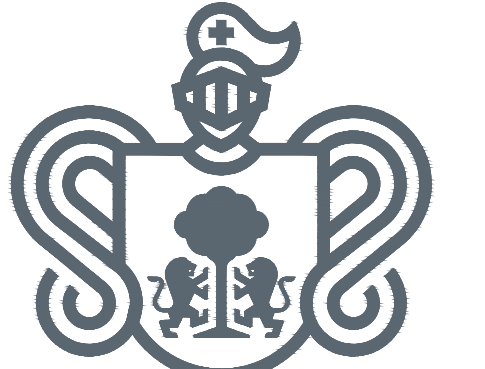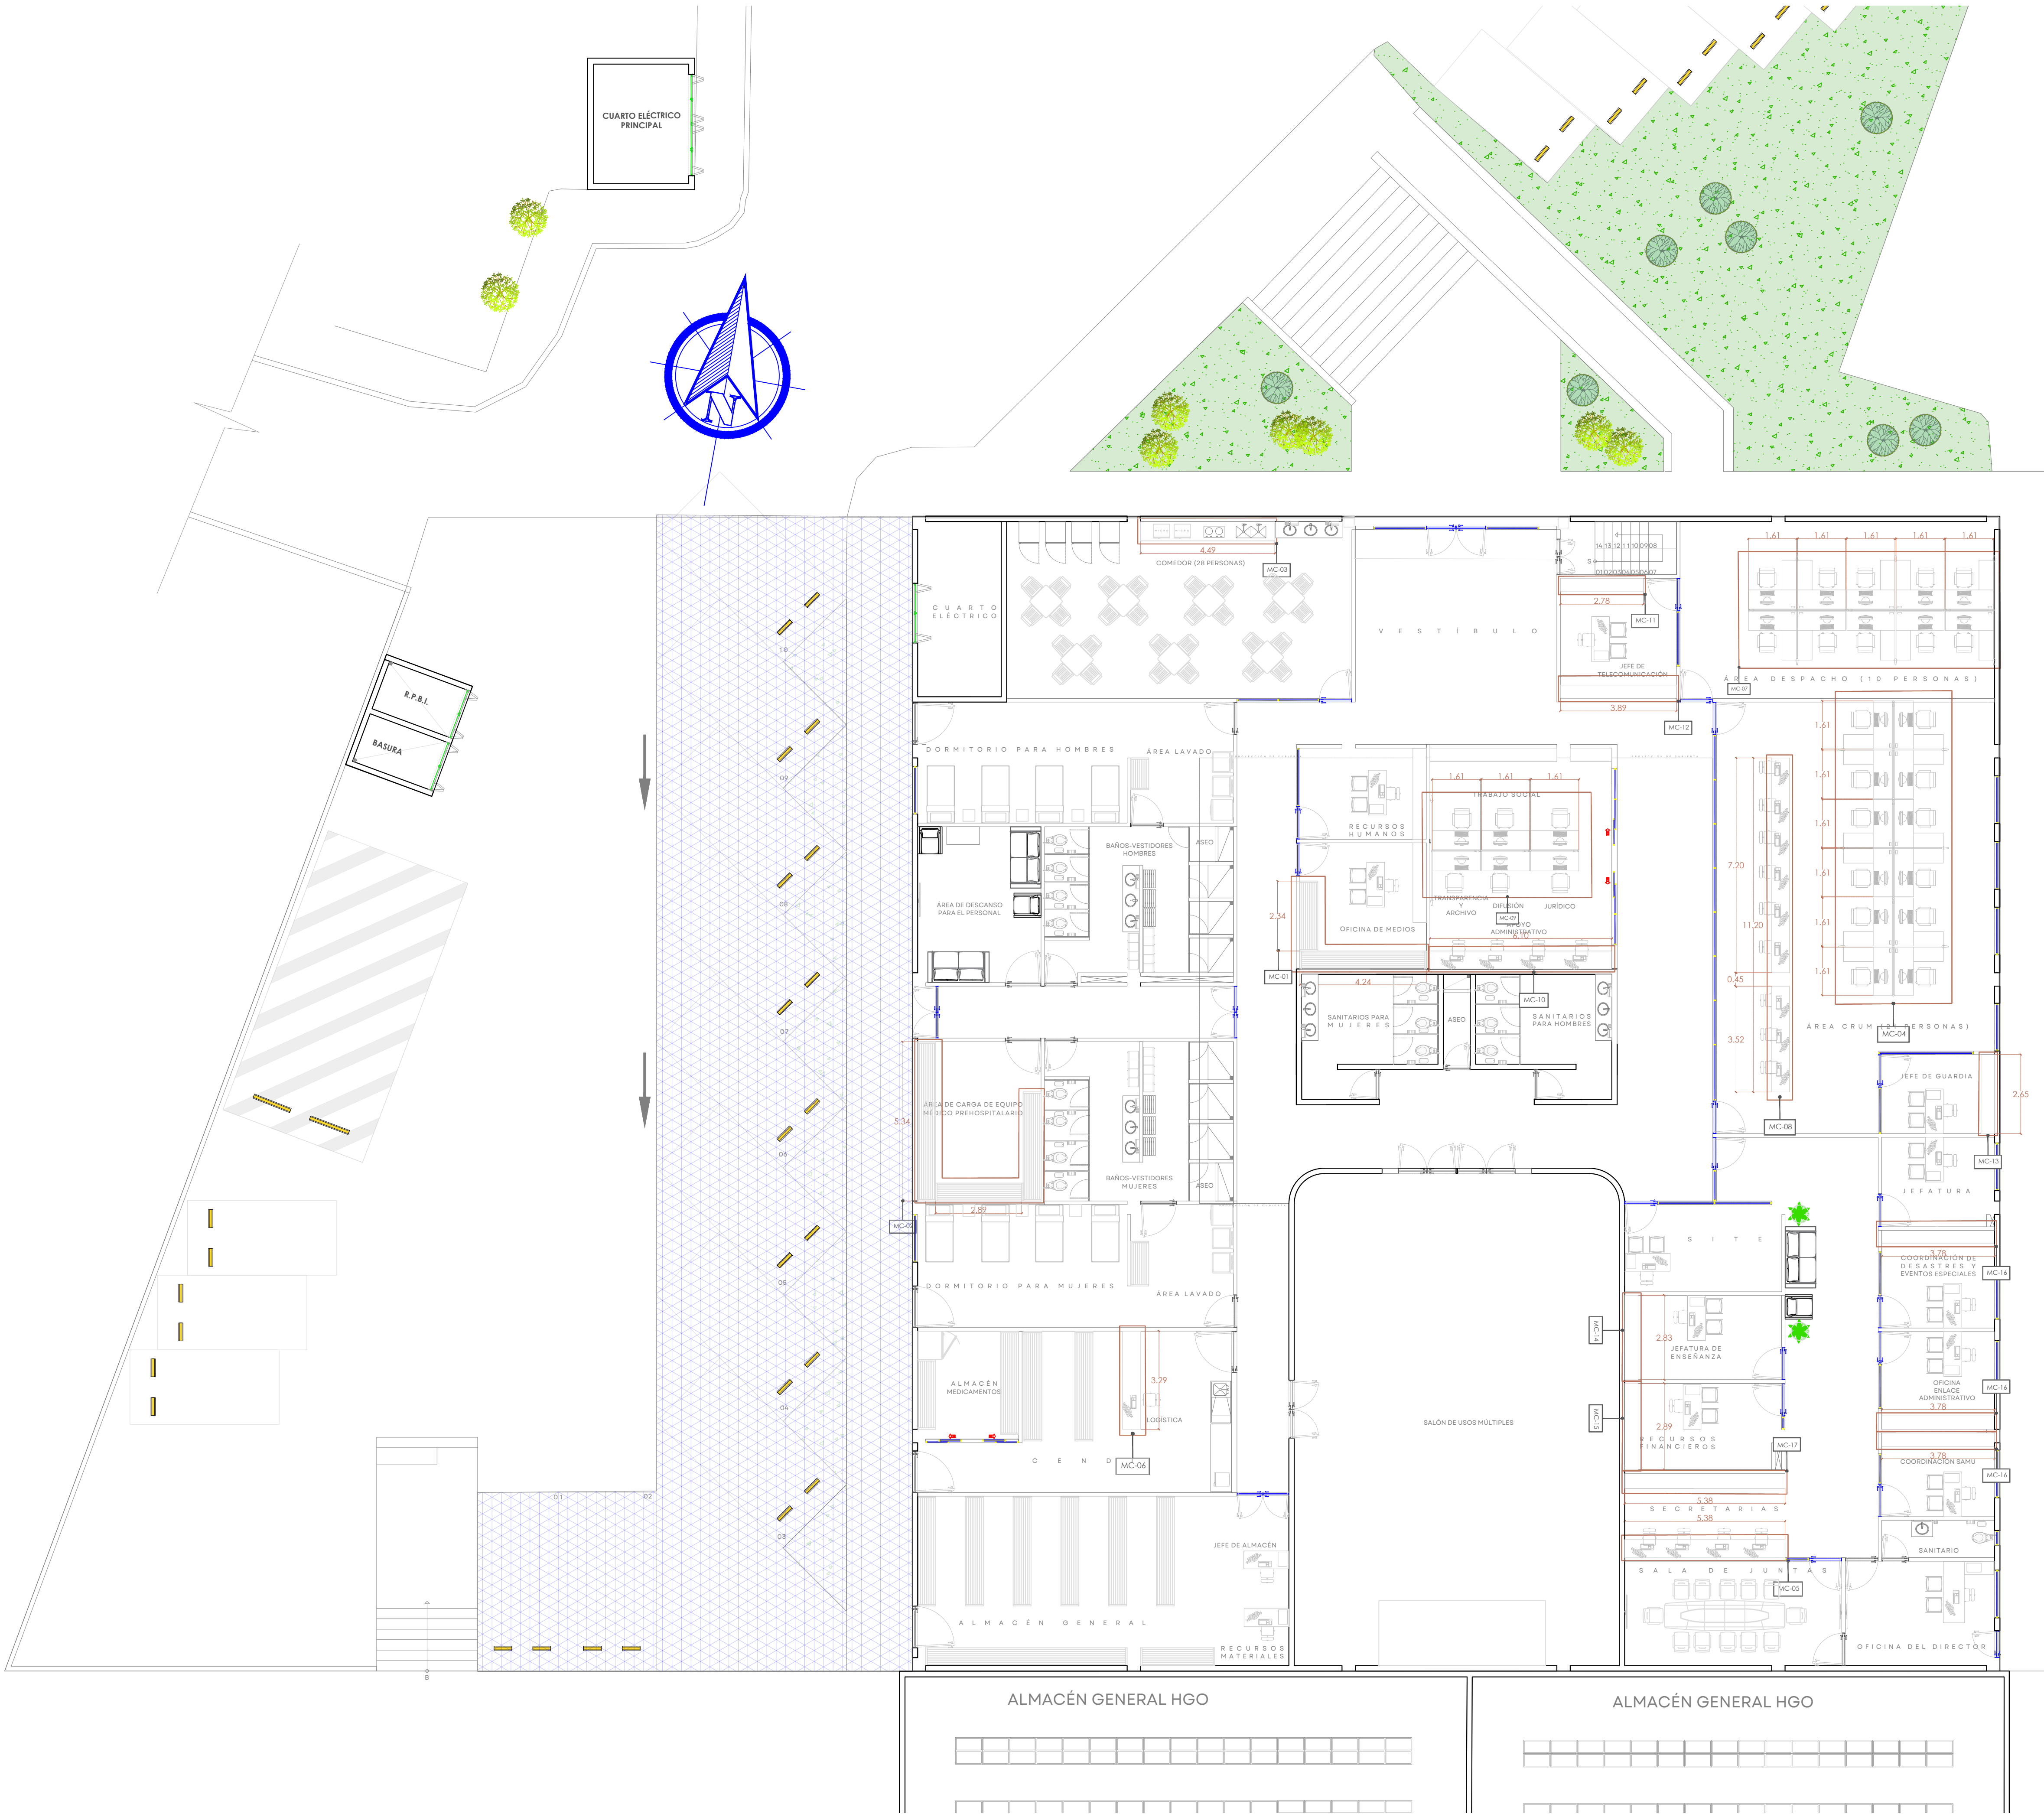

JALISCO
GOBIERNO DEL ESTADO

UBICACIÓN

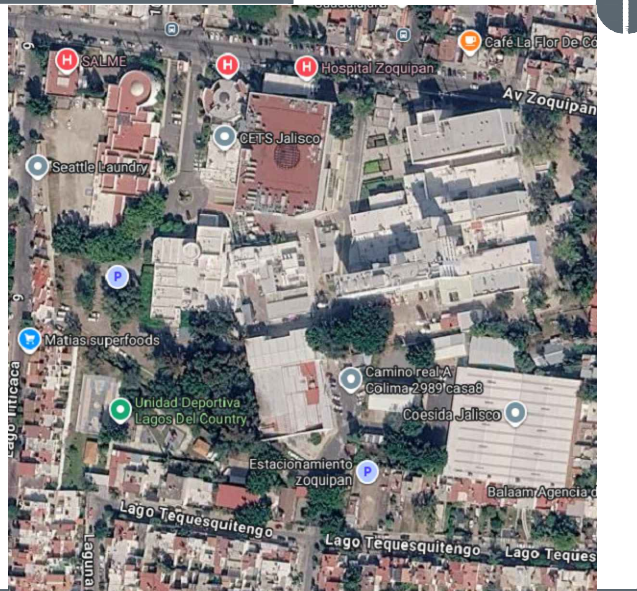

NOTAS:

VALIDACIÓN TÉCNICA



Dr. Héctor Raúl Pérez Gómez
Secretario de Salud Jalisco

Dr. Héctor Hugo Bravo Hernández
Director General del OPD Servicios de Salud Jalisco

Dr. Manuel Alejandro Barajas Zambrano
Subdirector General Médico del OPD Servicios de Salud Jalisco

Dr. Sergio Quintero Luce
Coordinador de Salud Municipal de Secretaría de Salud Jalisco

AUTORIZACIÓN:

Mtro. David Miguel Zamora Bueno
Secretario de Infraestructura y Obra Pública del Estado de Jalisco

Mtro. Joel Iván Zúñiga Gosálvez
Director General de Proyectos de Ingeniería

DATOS GENERALES

Localización: Calle Amado Nervo #1025, La Gloria, C.P. 47670, Tepatlán de Morelos.
Municipio: Tepatlán de Morelos, Jal.

PROYECTO:

REHABILITACIÓN DE COMEDOR, DORMITORIOS, APOYO ADMINISTRATIVO Y PASILLOS EN LAS INSTALACIONES DEL SISTEMA DE ATENCIÓN MÉDICA URGENCIAS (SAMU), UBICADO EN EL MUNICIPIO DE ZAPÓPAN, JALISCO.

CONTENIDO:

CARPINTERÍAS

ESCALA:

1:200

FECHA:

JULIO 2026

CLAVE DE PLANO:


ARQ-01




Infraestructura y Obra Pública

SISTEMA DE ATENCIÓN MÉDICA DE URGENCIAS SAMU SIOP-E-SMA-OB-LP-0479-2026


MC-01

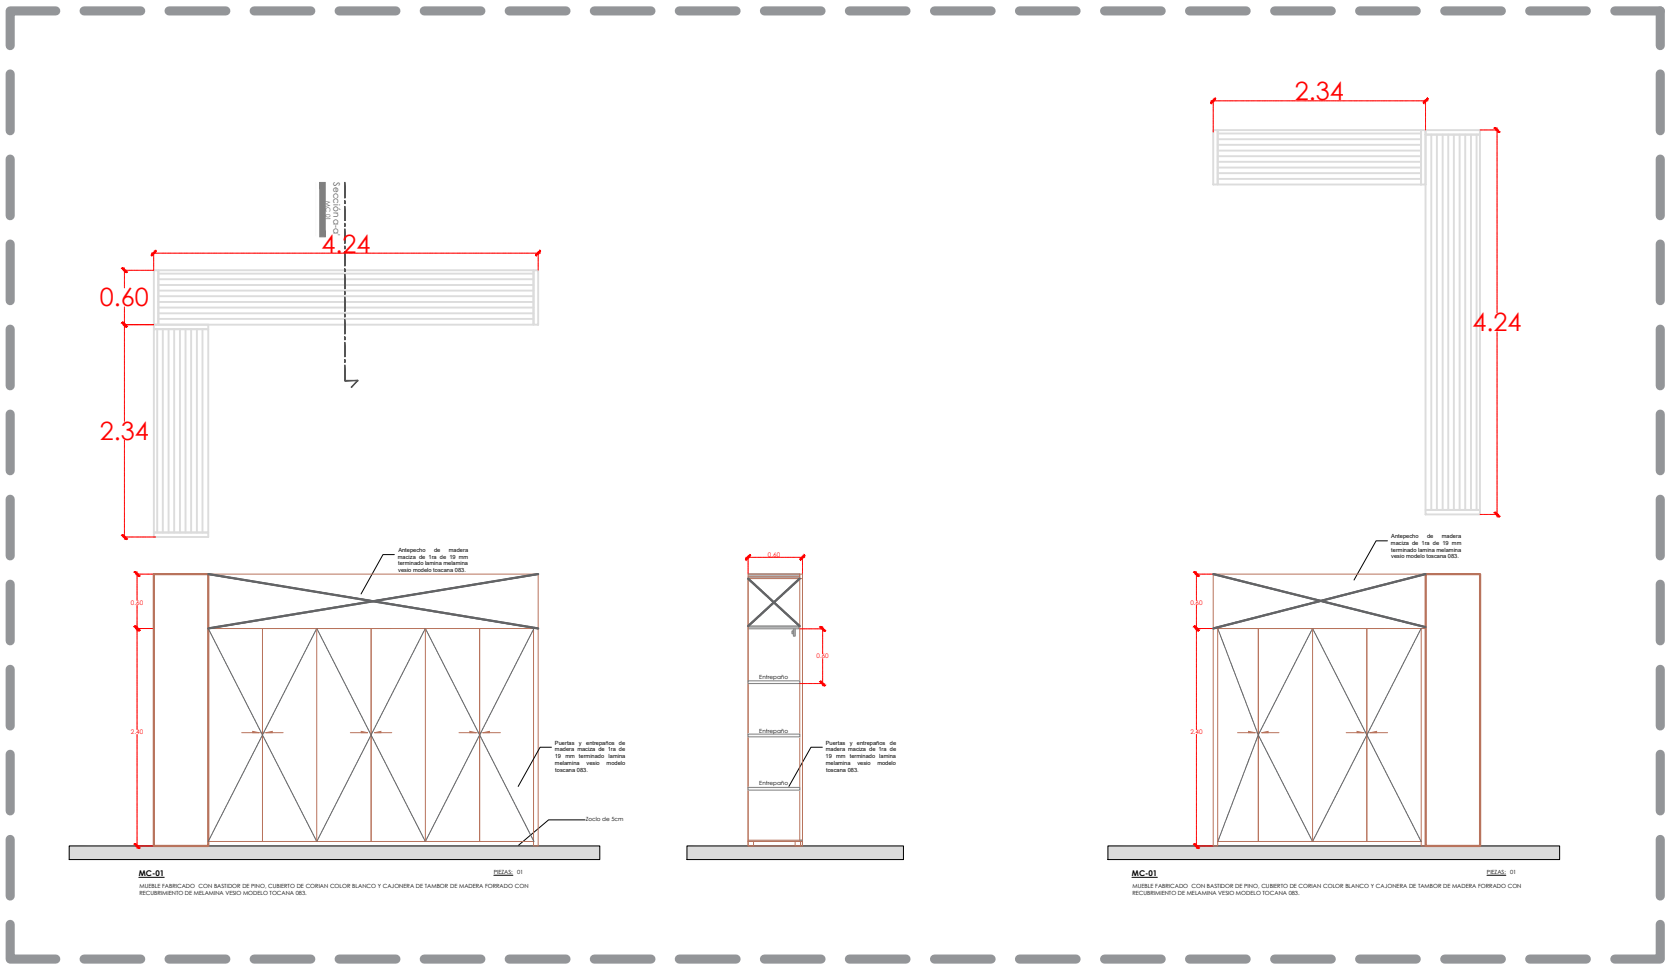


MC-05

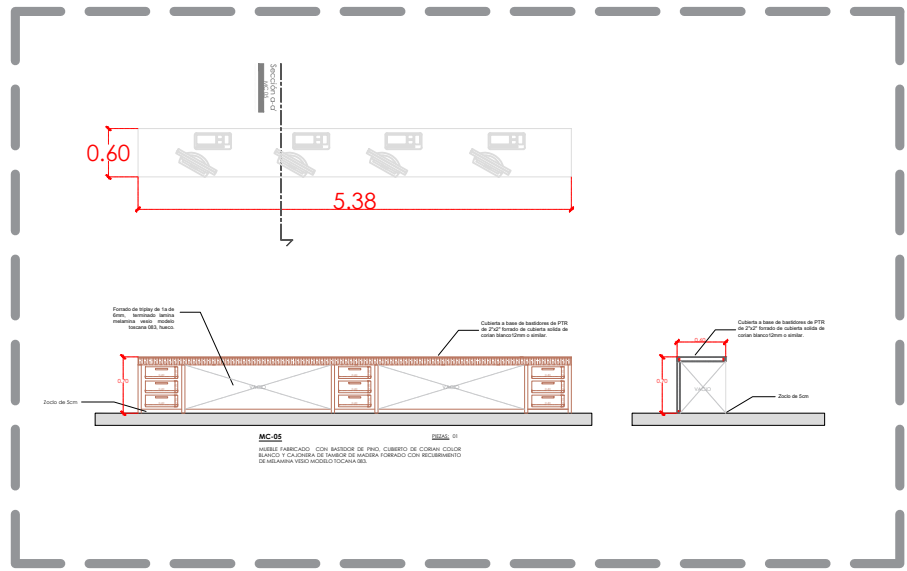


MC-02

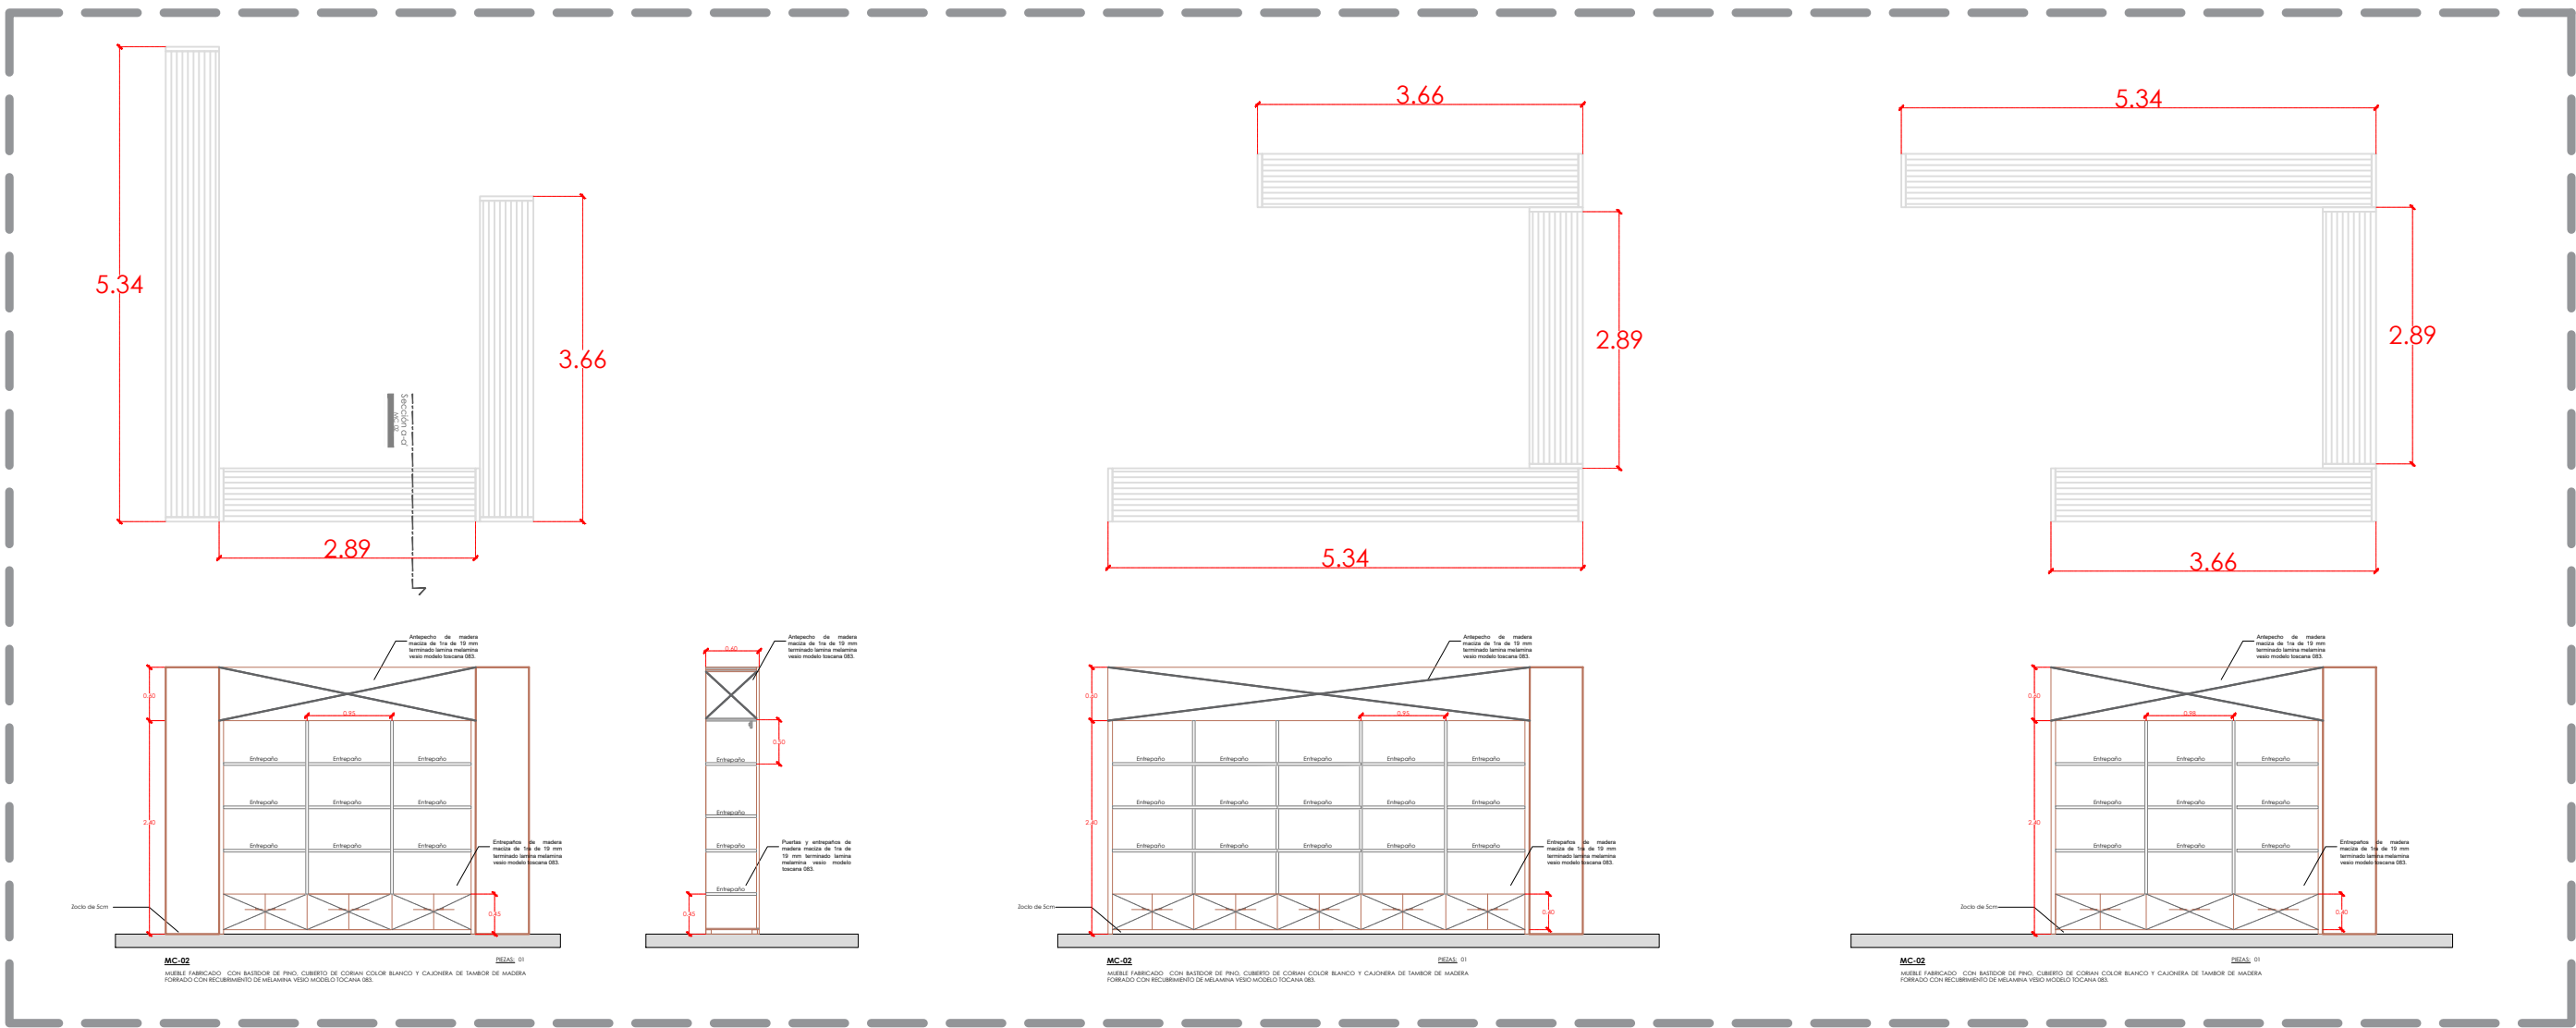


MC-06

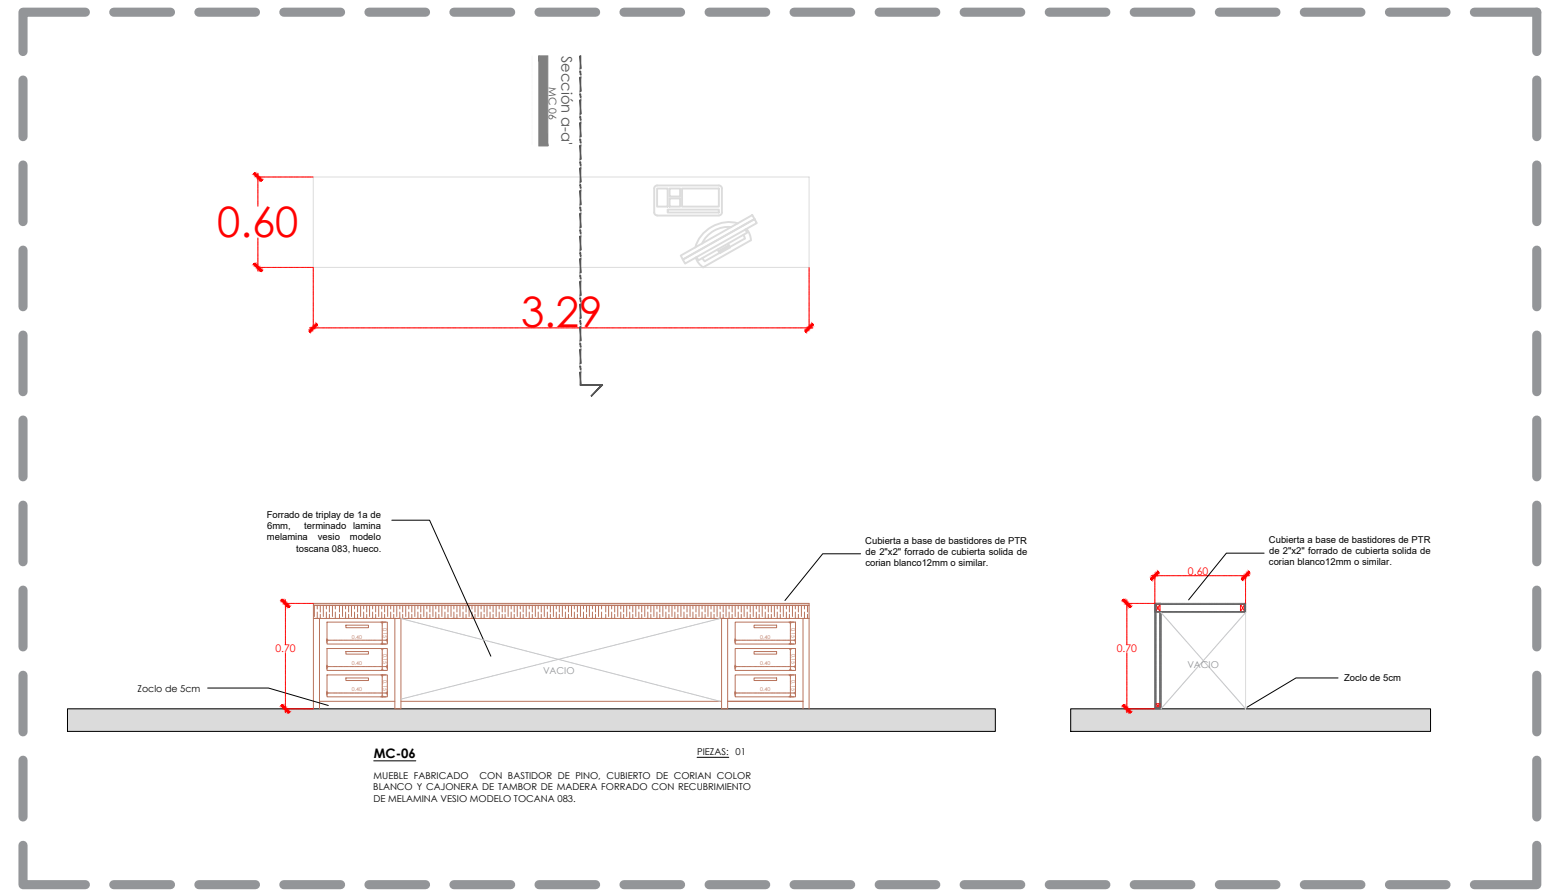


MC-03

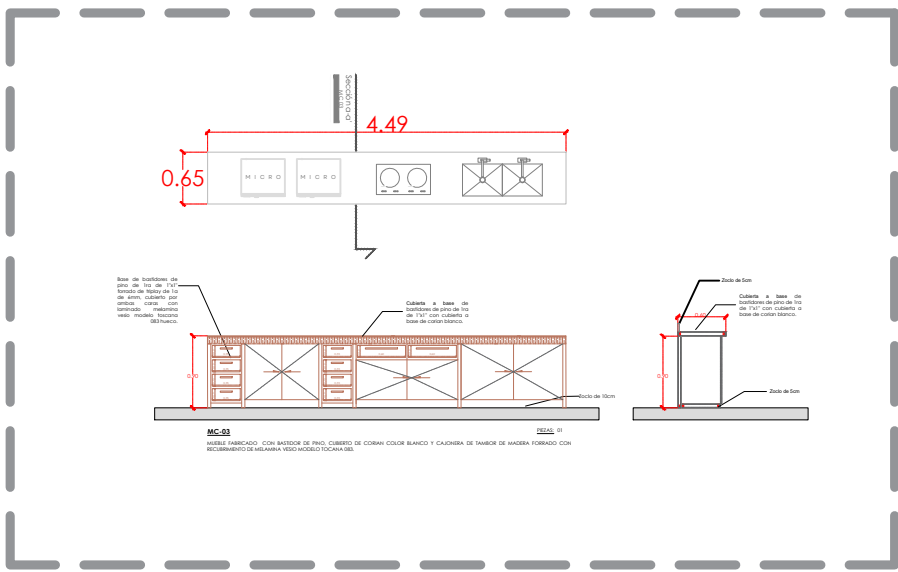



MC-07

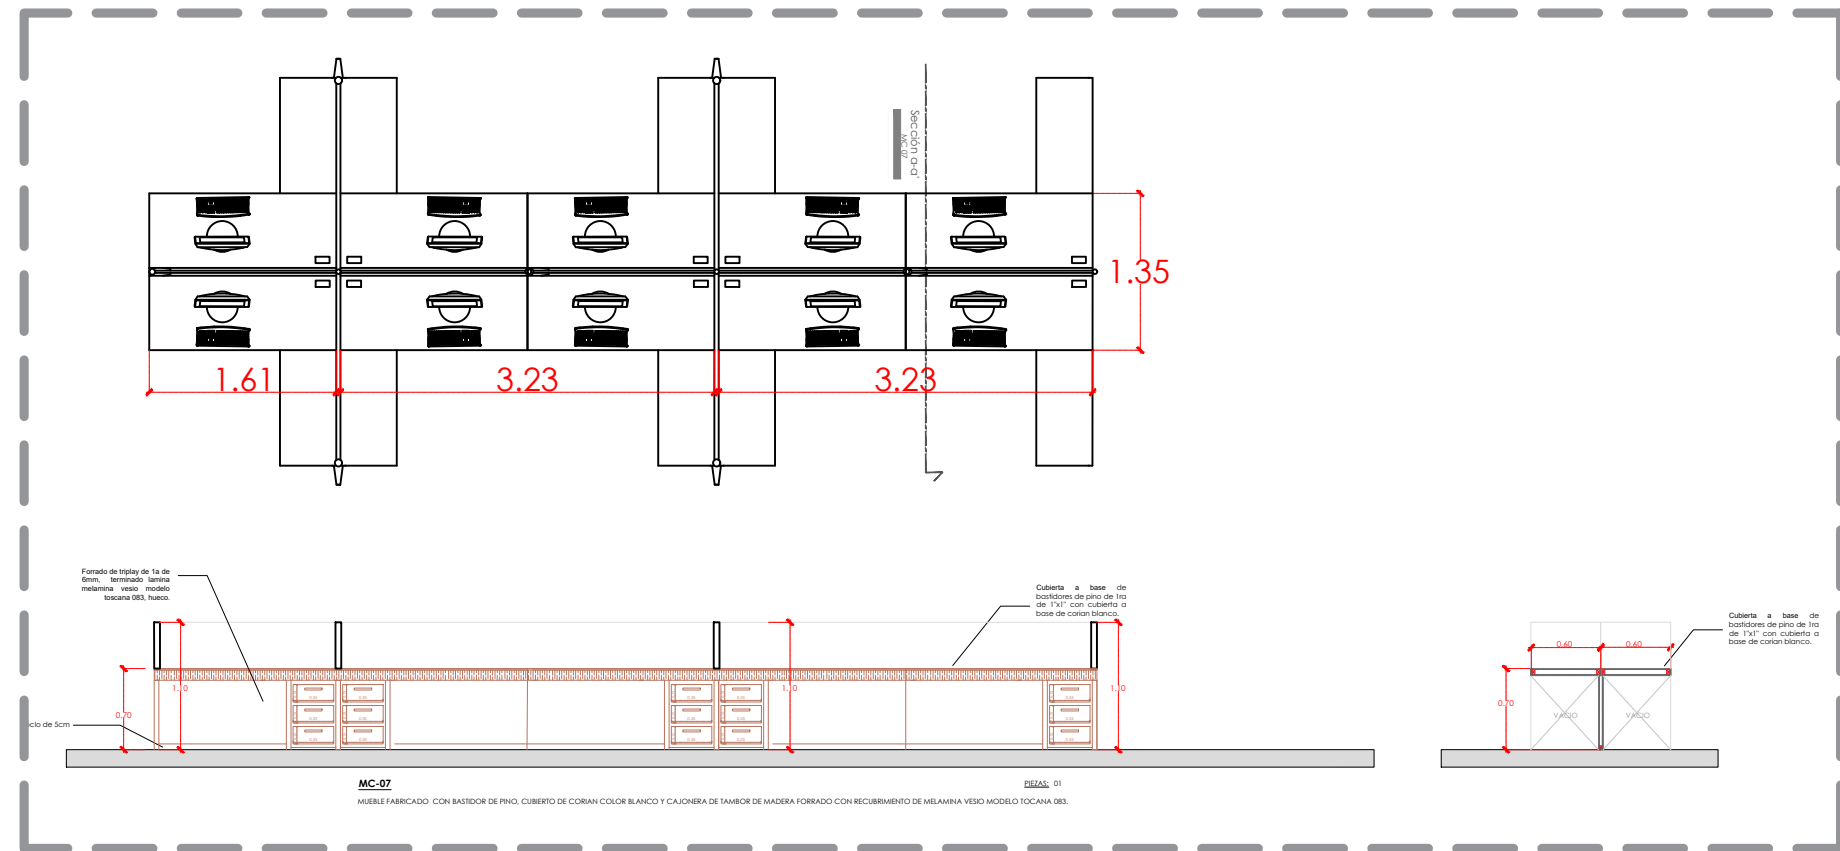

MC-04

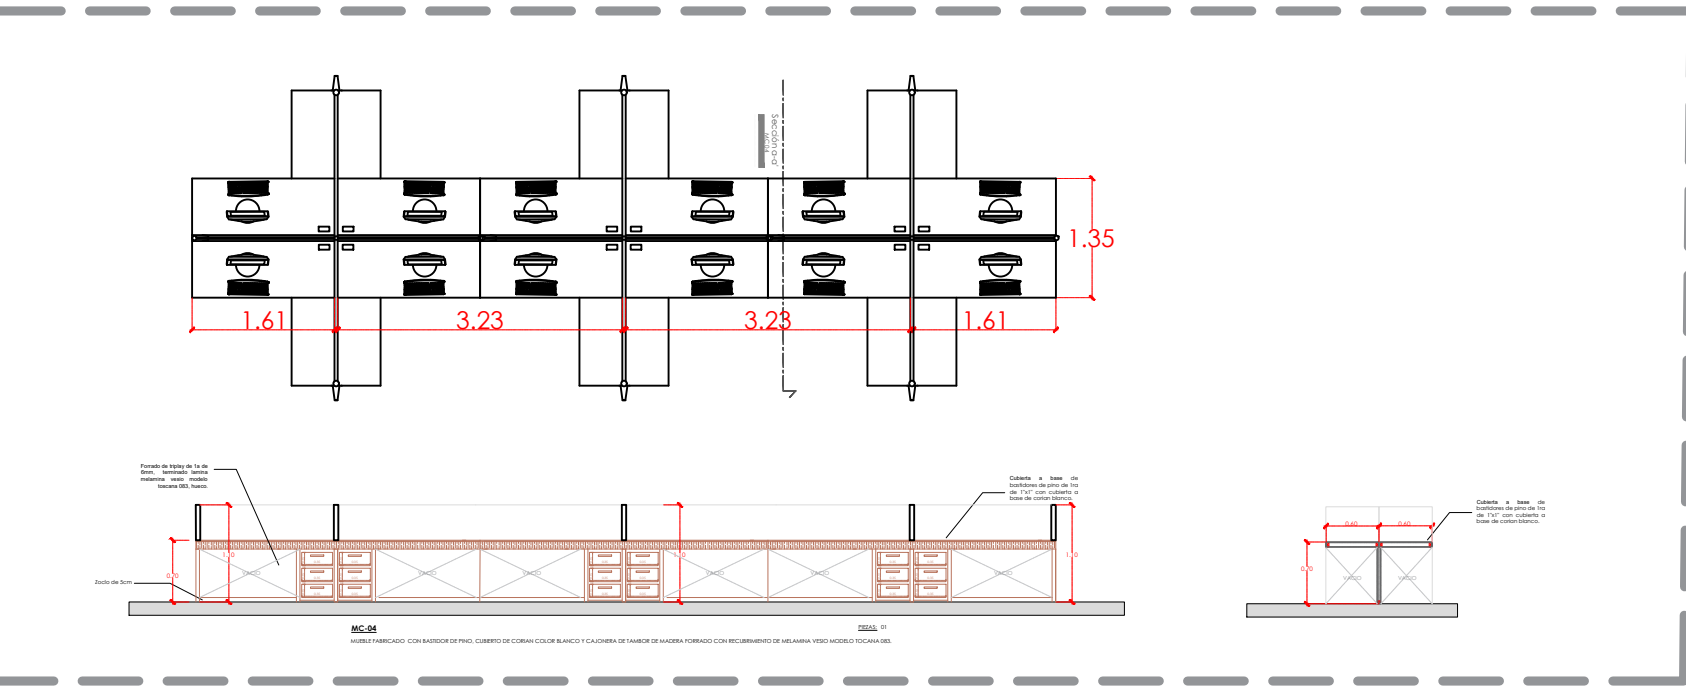

MC-08

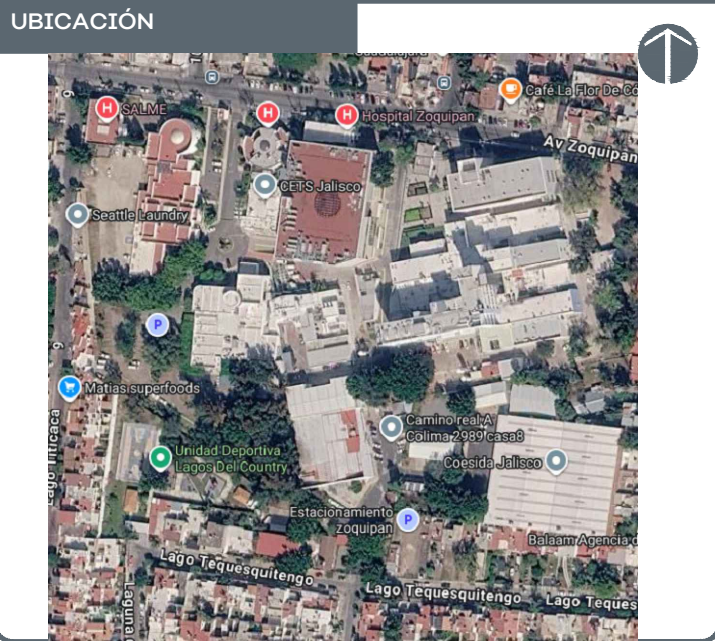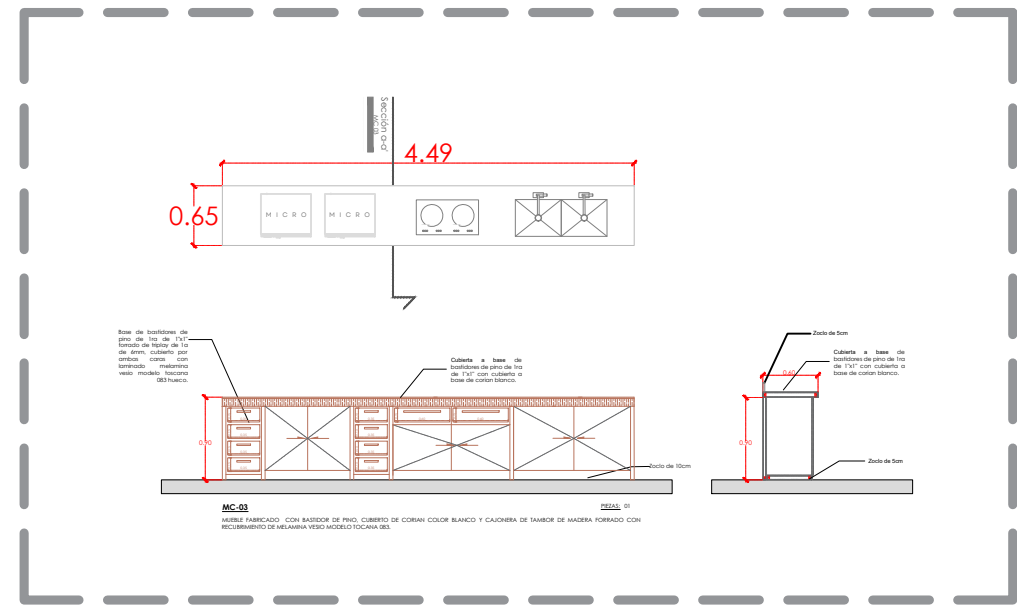

NOTAS:

VALIDACIÓN TÉCNICA

Dr. Héctor Raúl Pérez Gómez
Secretario de Salud Jalisco

Dr. Héctor Hugo Bravo Hernández
Director General del OPD Servicios de Salud Jalisco

Dr. Manuel Alejandro Barajas Zambrano
Subdirector General Médico del OPD Servicios de Salud Jalisco

Dr. Sergio Quintero Luce
Coordinador de Salud Municipal de Secretaría de Salud Jalisco

AUTORIZACIÓN:

Mtro. David Miguel Zamora Bueno
Secretario de Infraestructura y Obra Pública del Estado de Jalisco

Mtro. Joel Iván Zúñiga Gosálvez
Director General de Proyectos de Ingeniería

DATOS GENERALES

Localización: Tequesquitengo No. 2600, Col. Lagos del Municipio: Zapopan, Jal.

PROYECTO:

REHABILITACIÓN DE COMEDOR, DORMITORIOS, APOYO ADMINISTRATIVO Y PASILLOS EN LAS INSTALACIONES DEL SISTEMA DE ATENCIÓN MÉDICA URGENCIAS (SAMU), UBICADO EN EL MUNICIPIO DE ZAPOPAN, JALISCO.

CONTENIDO:

CARPINTERÍAS

ESCALA: 1:20


FECHA: JULIO 2026

CLAVE DE PLANO: ARQ-02




SISTEMA DE ATENCIÓN MÉDICA DE URGENCIAS SAMU SIOP-E-SMA-OB-LP-0479-2026


MC-09

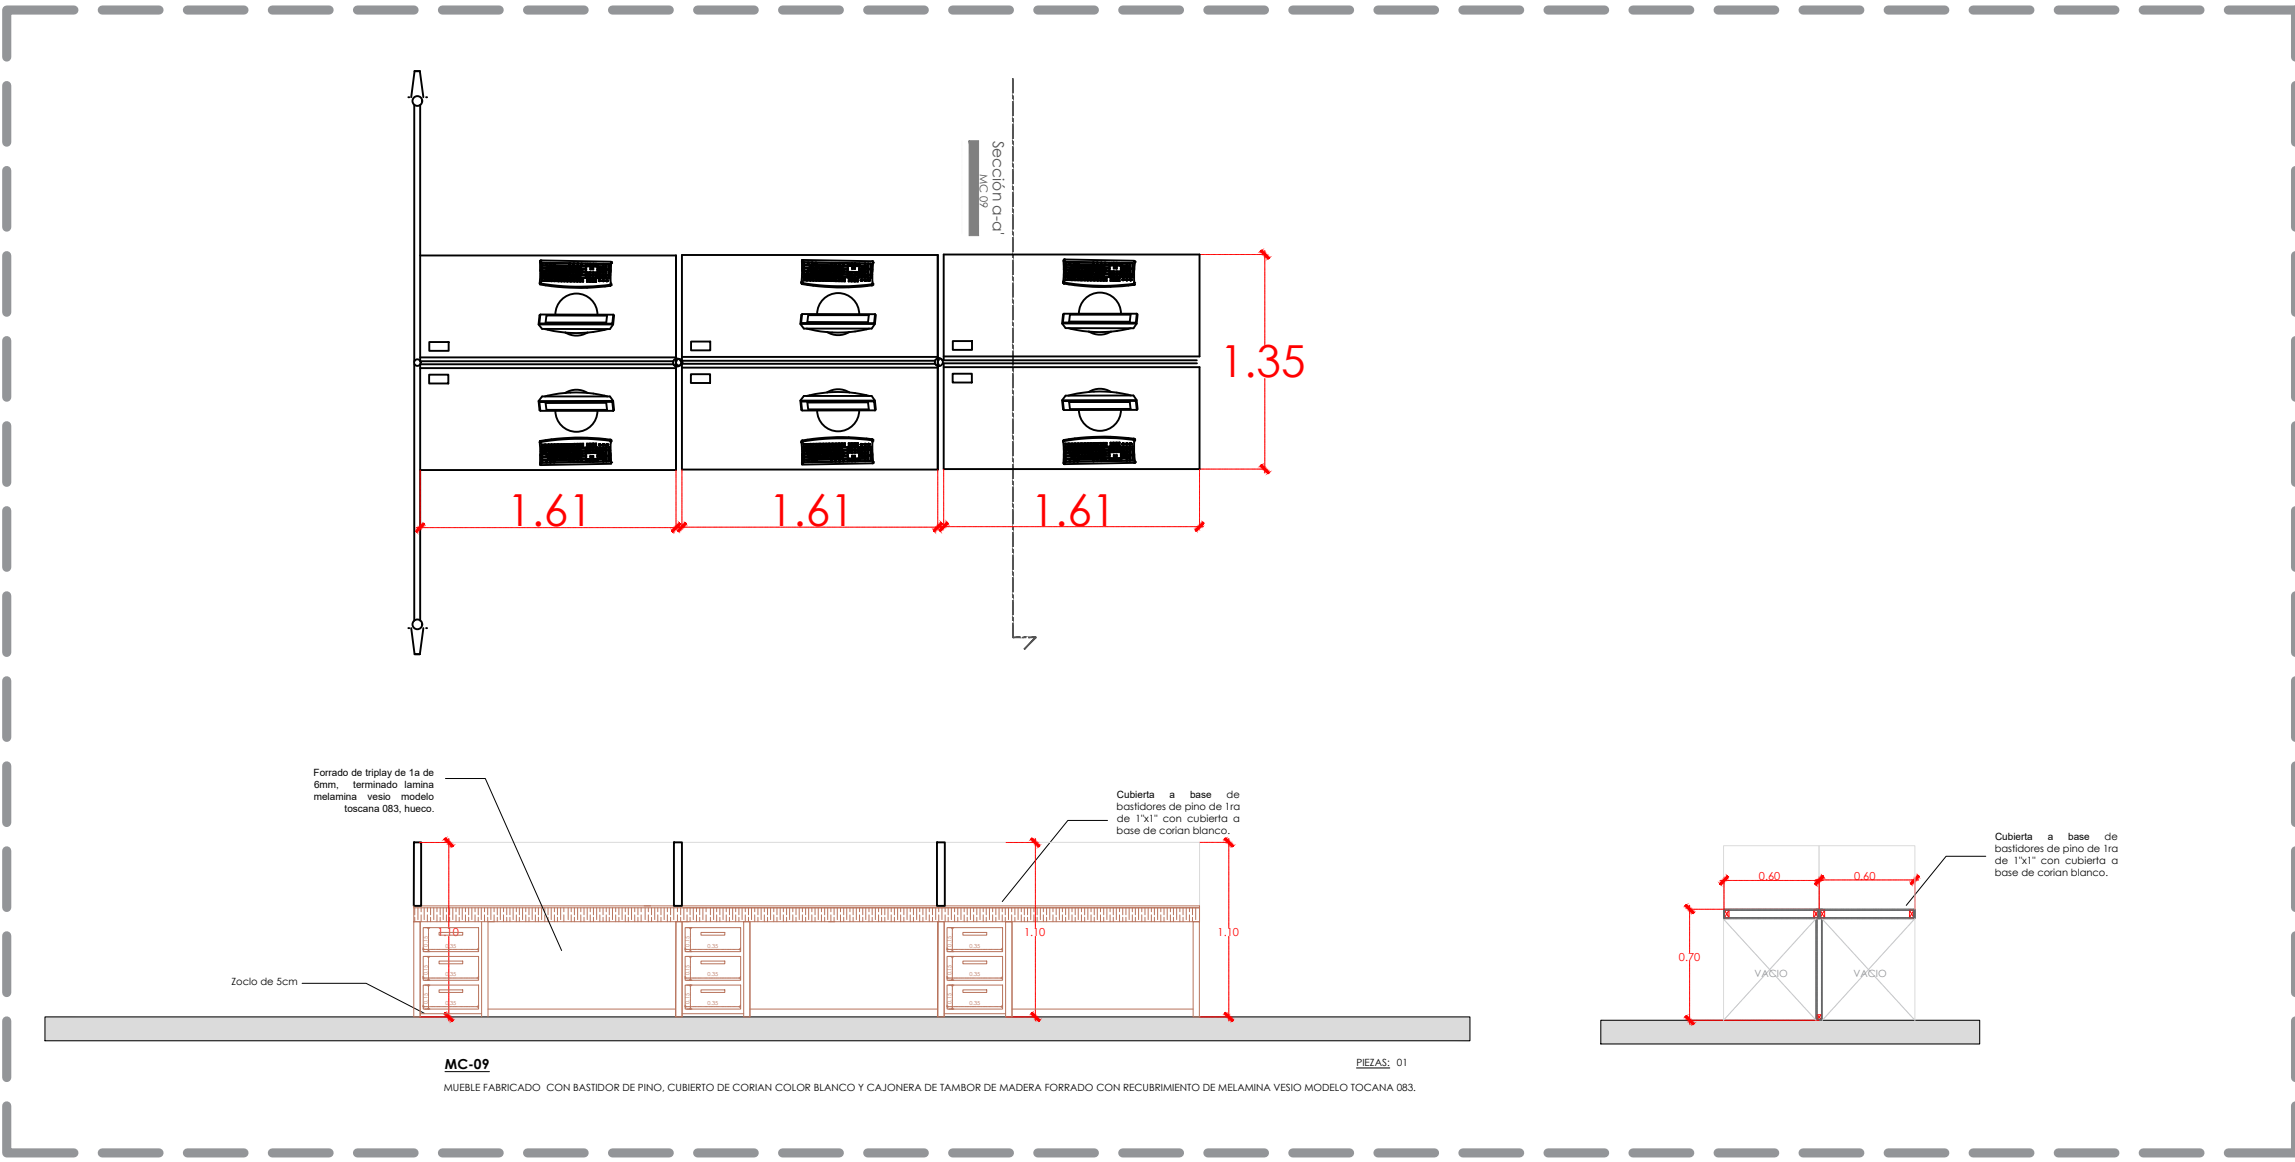


MC-13

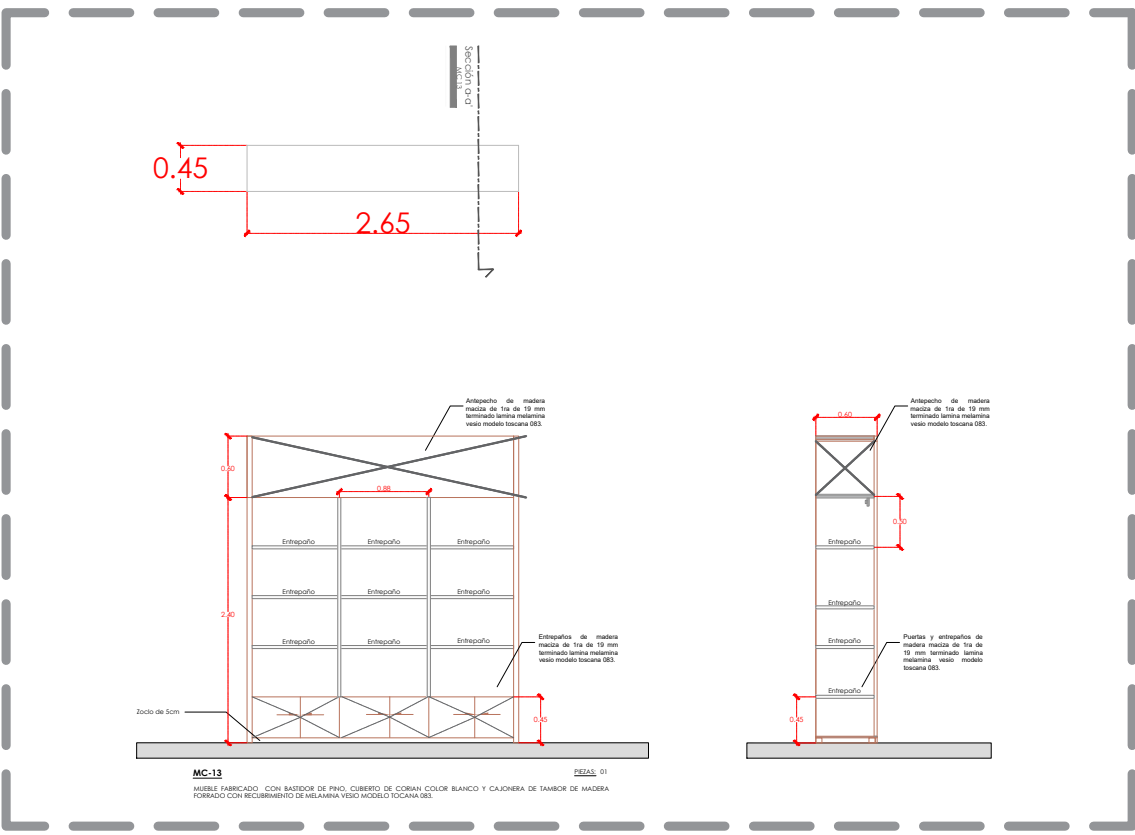


MC-14

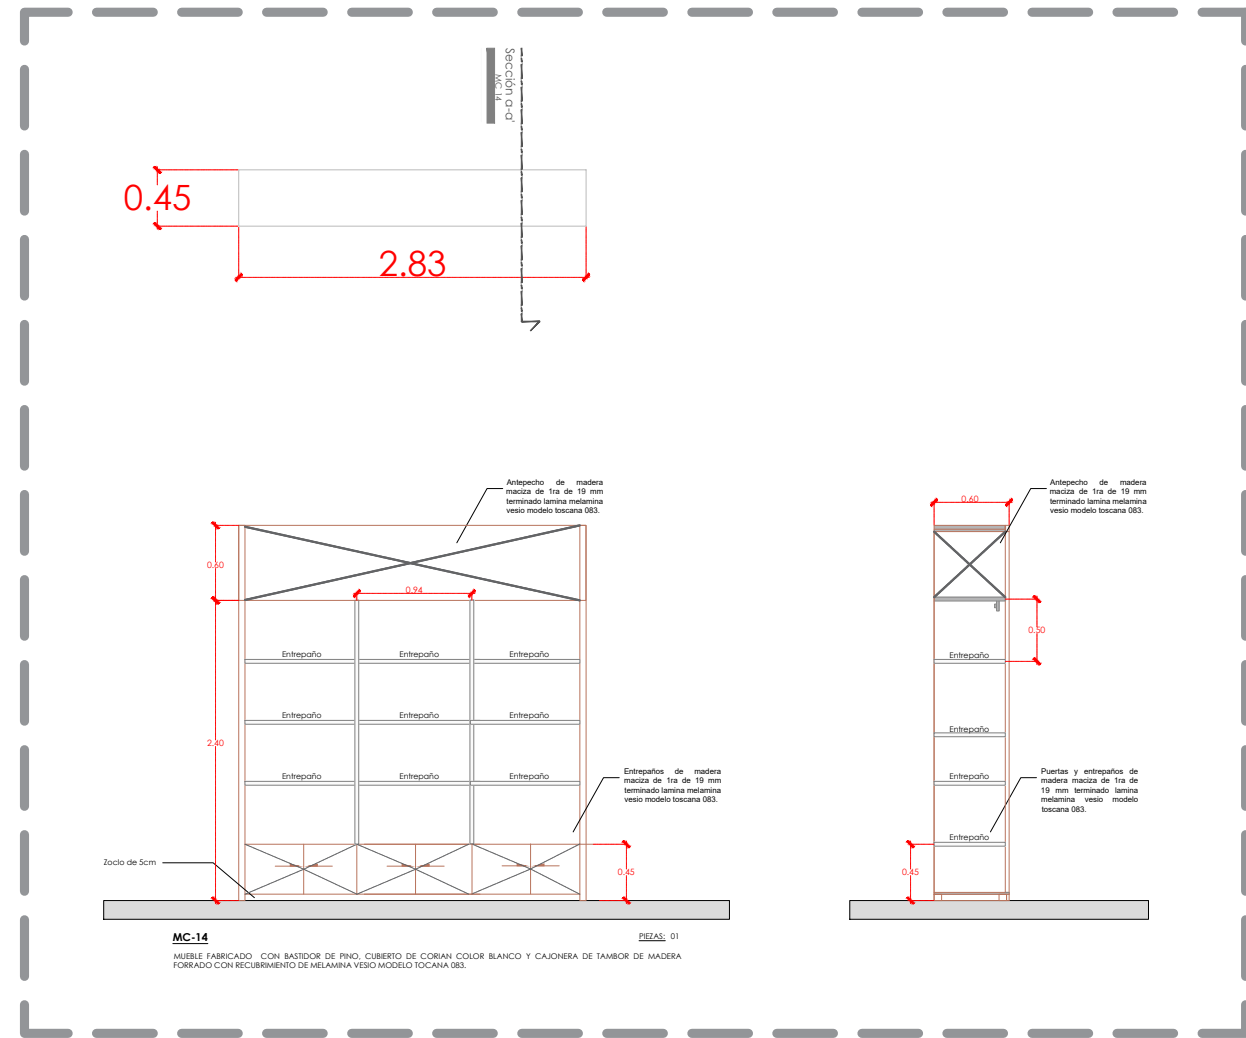


MC-15

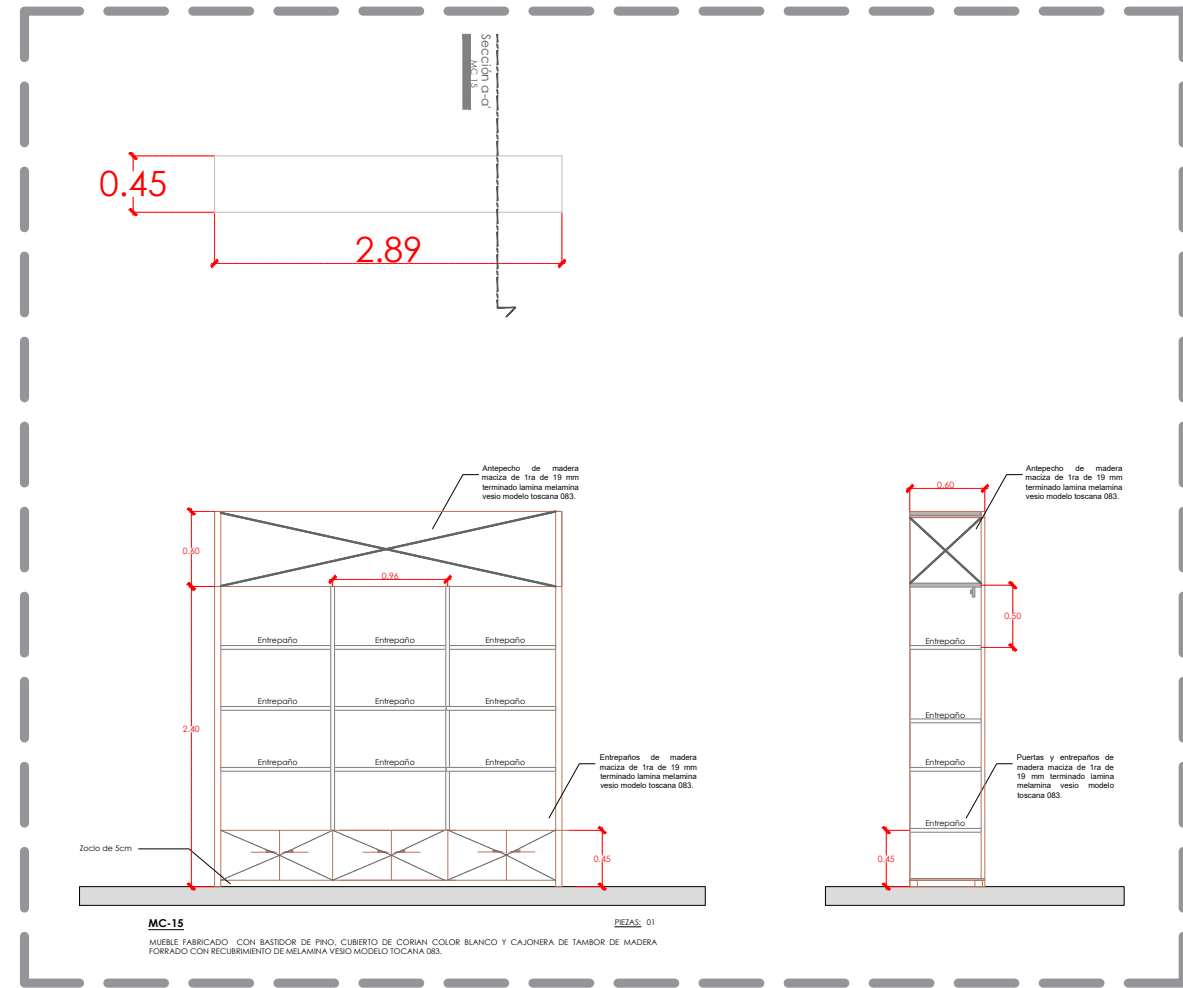


MC-11

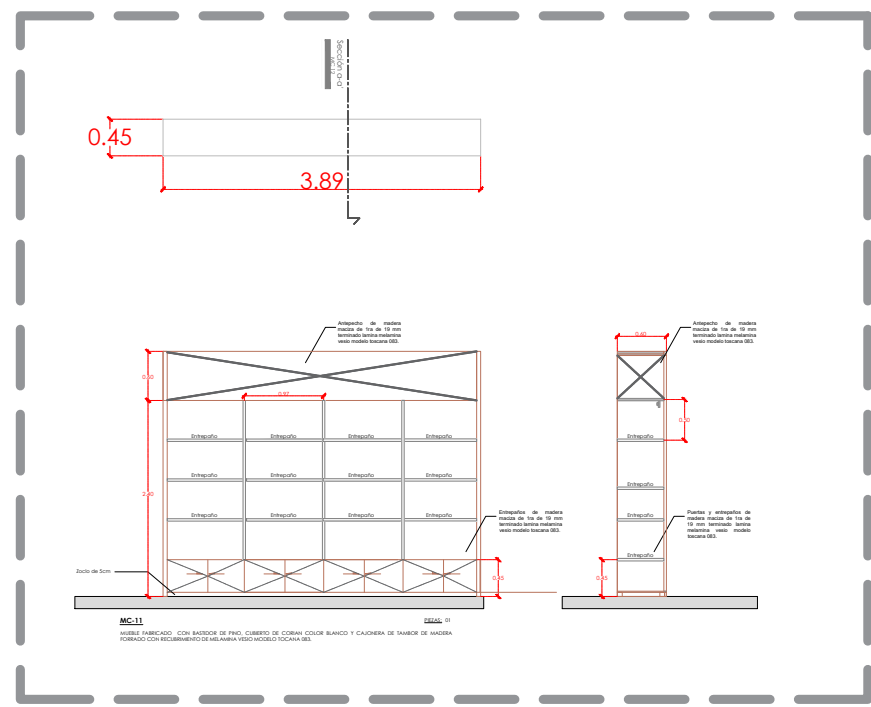


MC-12

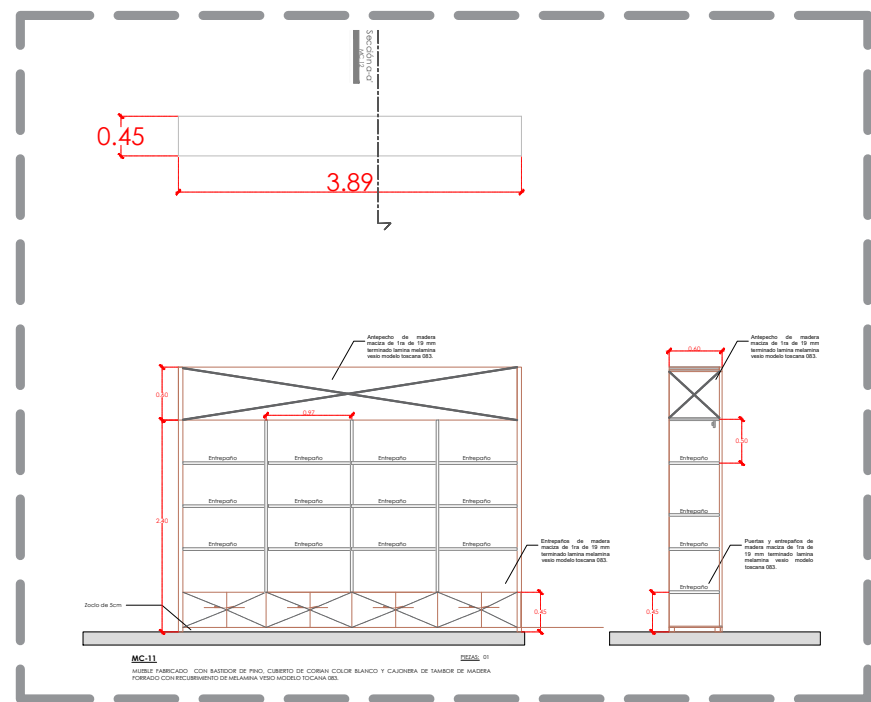

MC-16

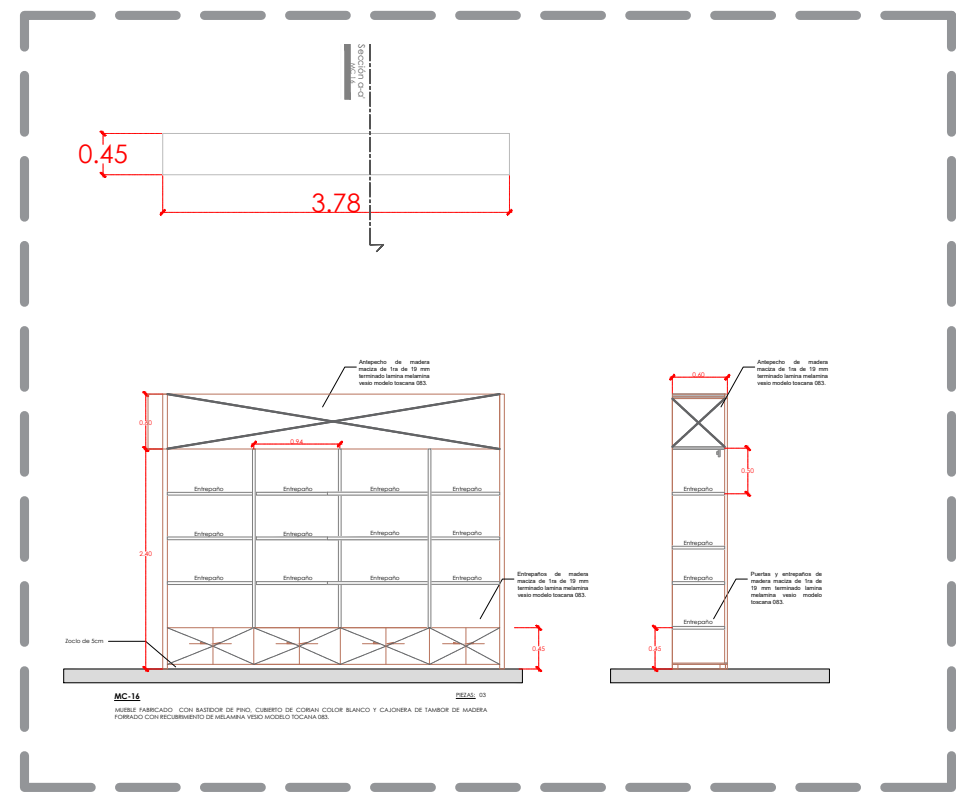

UBICACIÓN

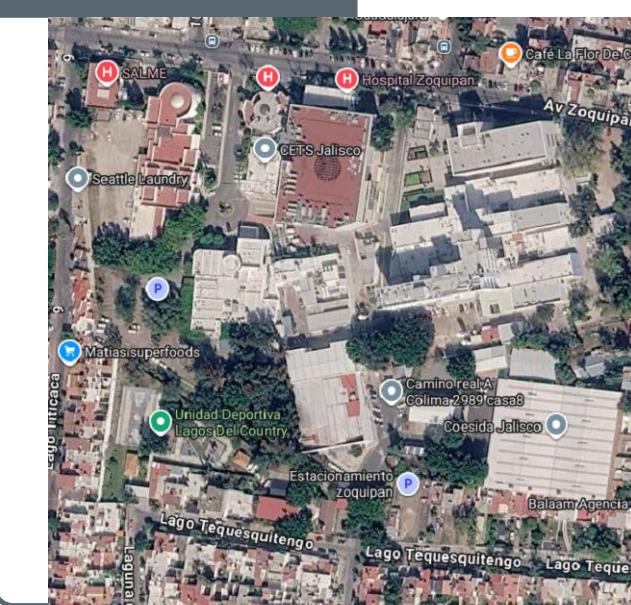

NOTAS:



VALIDACIÓN TÉCNICA



Dr. Héctor Raúl Pérez Gómez

Secretario de Salud Jalisco

Dr. Héctor Hugo Bravo Hernández

Director General del OPD Servicios de Salud Jalisco

Dr. Manuel Alejandro Barajas Zambrano

Subdirector General Médico del OPD Servicios de Salud Jalisco

Dr. Sergio Quintero Luce

Coordinador de Salud Municipal de Secretaría de Salud Jalisco

AUTORIZACIÓN:

Mtro. David Miguel Zamora Bueno

Secretario de Infraestructura y Obra Pública del Estado de Jalisco

Mtro. Joel Iván Zúñiga Gosálvez

Director General de Proyectos de Ingeniería

DATOS GENERALES

Localización: Tequesquitengo No. 2600, Col. Lagos del

Municipio: Zapopan, Jal.

PROYECTO:

REHABILITACIÓN DE COMEDOR, DORMITORIOS, APOYO ADMINISTRATIVO Y PASILLOS EN LAS INSTALACIONES DEL SISTEMA DE ATENCIÓN MÉDICA URGENCIAS (SAMU), UBICADO EN EL MUNICIPIO DE ZAPOPAN, JALISCO.

CONTENIDO:

CARPINTERÍAS

ESCALA:

1:20

FECHA:

JULIO 2026

CLAVE DE PLANO:



ARQ-03



Infraestructura y Obra Pública

SISTEMA DE ATENCIÓN MÉDICA DE URGENCIAS SAMU SIOP-E-SMA-OB-LP-0479-2026

MC-17

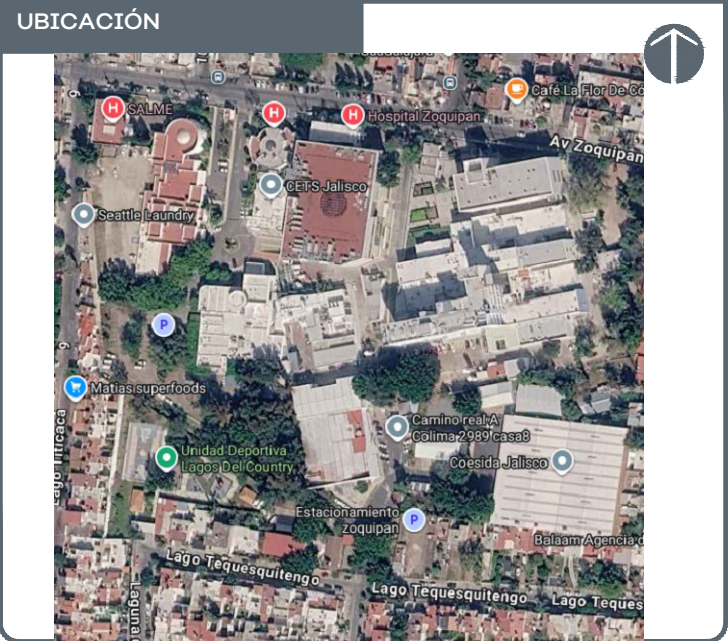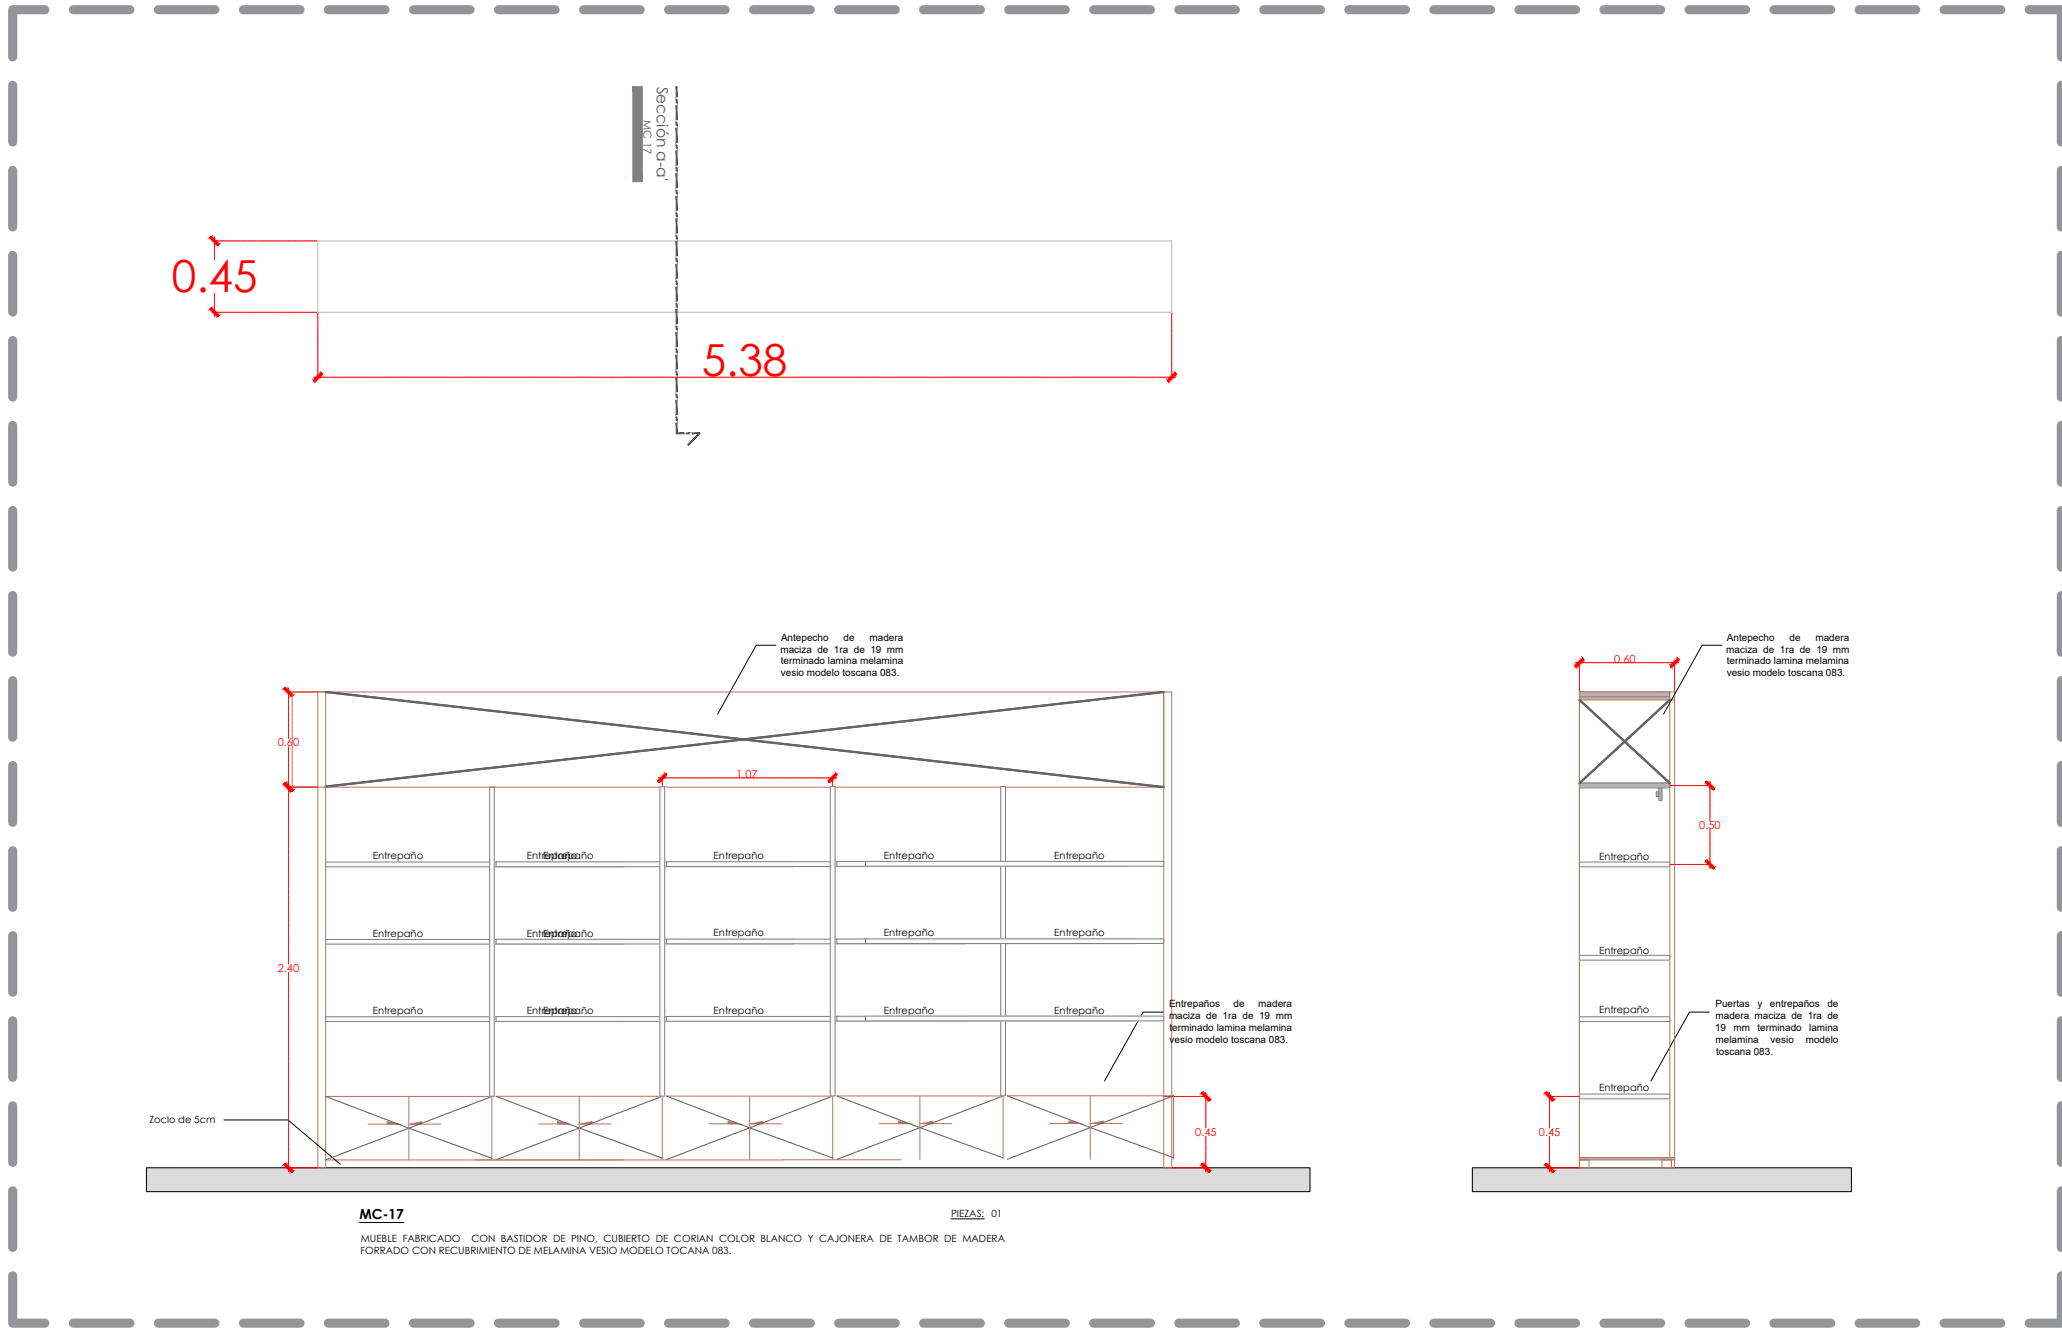

NOTAS:

VALIDACIÓN TÉCNICA	Salud
Dr. Héctor Raúl Pérez Gómez Secretario de Salud Jalisco	
Dr. Héctor Hugo Bravo Hernández Director General del OPD Servicios de Salud Jalisco	
Dr. Manuel Alejandro Barajas Zambrano Subdirector General Médico del OPD Servicios de Salud Jalisco	
Dr. Sergio Quintero Luce Coordinador de Salud Municipal de Secretaría de Salud Jalisco	

AUTORIZACIÓN:
Mtro. David Miguel Zamora Bueno Secretario de Infraestructura y Obra Pública del Estado de Jalisco
Mtro. Joel Iván Zúñiga Gosálvez Director General de Proyectos de Ingeniería

DATOS GENERALES
Localización: Tequesquitengo No. 2600, Col. Lagos del
Municipio: Zapopan, Jal.

PROYECTO:
REHABILITACIÓN DE COMEDOR, DORMITORIOS, APOYO ADMINISTRATIVO Y PASILLOS EN LAS INSTALACIONES DEL SISTEMA DE ATENCIÓN MÉDICA URGENCIAS (SAMU), UBICADO EN EL MUNICIPIO DE ZAPOPAN, JALISCO.

CONTENIDO:
CARPINTERÍAS

ESCALA:	FECHA:	CLAVE DE PLANO:
1:20	JULIO 2026	ARQ-04












SISTEMA DE ATENCIÓN MÉDICA DE URGENCIAS SAMU SIOP-E-SMA-OB-LP-0479-2026

ESCALA 1:150
HGO-HOSPITAL GENERAL DE OCCIDENTE

1	CUBIERTA CON LAVABO INTEGRADO MARCA INDEKO MODELO INLAV-160, INCLUYE BASE DE PTR SEGUN DETALLE LLAVE TEMPORIZADORA LARGA A MURO MCA. URREA COD 25.2518.21 (PARA LAVABOS INDEKO)
2	DISPENSADOR DE JABON FUTURA INOX. SATINADO MCA. JOFEL COD. AC54000
3	ESPEJO FLOTADO DE 0.60 X 0.80 mt.
4	DISPENSADOR DE TOALLAS DE PAPEL ZIG ZAG MCA. JOFEL MOD. FUTURA AH25000
5	CESTO PARA PAPELES
6	TAZA INSTITUCIONAL MCA.AMERICAN STANDARD MOD. CONVENIENT CADETFLUX CON ASIENTO INCLUIDO Y FLUXOMETRO MCA. HELVEX MODELO 210-38 O SIMILAR.
7	DISPENSADOR DE PAPEL EN ROLLO MCA. JOFEL MOD. FUTURA AE25000
8	JUEGO DE 2 BARRAS DE SEGURIDAD DE ACERO INOX. MCA.URREA, VERTICAL 33550 + HORIZONTAL 3353
9	GANCHOS DOBLE DE PARED
10	REGADERA MARCA URREA MOD. 30118 REGADERA REDONDA DE LED HALUX Y JUEGO DE MANERAS GRANDES LIA. MOD. CLO.SIMILAR.
11	JUEGO DE 2 BARRAS HORIZONTALES DE SEGURIDAD DE ACERO INOX. MCA.URREA, MOD. 3353
12	BANCA VESTIDOR PARA BAÑOS
12a	BANCA VESTIDOR PARA REGADERAS
13	CORTINA ANTIBACTERIANA Y ANTIFULM. CON MALLA EN LA PARTE SUPERIOR DE 40cms. RIEL DE ALUMINIO CON PINTURA ELECTROSTATICA BLANCA, GANCHOS, CORREDERAS Y TAPAS LATERALES, MARCA ULTRABANNER, MODELO ROVID. COLOR AZUL CLARO O VERDE CLARO.
14	JABONERA DE EMPOTRAR NEO EN REGADERA MCA.URREA
15	CUBIERTA CON LAVABO INTEGRADO MARCA CORIAN INCLUYE BASE DE PTR SEGUN DETALLE MEZCLADORA PARA LAVAMANOS DE 4" DE ACERO INOXIDABLE MARCA URREA, MOD. 25.25.18.21 INDEKO.
16	MAMPARA DIVISORIA MCA. FENOTEK MOD.E STANDAR 4200 O SIMILAR, ACABADO SOLIDO FENOLICO Y HERRAJES DE ACERO INOXIDABLE COLOR BLANCO.
17	MINITORIO MCA.AMERICAN STANDARD MOD. NIAGARA II COLOR BLANCO Y FLUXOMETRO MCA. HELVEX MODELO 210-38 O SIMILAR.
18	LOCKER MARCA FENOTEK EN CONFIGURACION DE 4 MÓDULOS CON 3 PUERTAS CADA UNO, ELABORADO EN COMPACTO FENOLICO DE 12.7 MM DE ESPESOR (HPL) EN COLOR BLANCO.
19	BARRA DE SEGURIDAD FORT DESLIZABLE PARA SANITARIO DE ACERP INOXIDABLE, LONGITUD 660MM MCA. URREA
20	CAMBIA PAÑALES HORIZONTAL PARA BEBES DE POLIPROPILENO DE ALTA DENSIDAD PLEGABLE. DIMENSIONES DE 40X 45X 87 CM.

ALBAÑILERÍAS		
CLAVE	SIMBOLOGÍA	DESCRIPCIÓN
		MURO TABLERO/A A DOS CAPAS DE 10CM DE ESPESOR, PANEL DE YESO 1/2" FIRE CODE "C" ELABORADO CON BASTIDOR METALICO
		MURO DE TABLERO DE YESO RESISTENTE A LA HUMEDAD CON BASTIDOR METALICO DE 2"x6". POSTES CAL 208-40-40000 CANAL DE ARCA CAL 208-1 22M, FIRE CODE "C" DUROCK
		MURO DE LADRILLO DE LAMA RECOCIDO (7X1 42X28CM) ASEÑADO CON MORTERO CEMENTO-AREIA EN PROPORCIÓN 1:3 O COLUMNA DE CONCRETO ARMADO
		MURO BAJO DE LADRILLO DE LAMA RECOCIDO (7X1 42X28CM) (REVISAR AREA EN PLANO) ASEÑADO CON MORTERO CEMENTO-AREIA EN PROPORCIÓN 1:3 O COLUMNA DE CONCRETO ARMADO
		MURO BAJO DE TABLERO/A (REVISAR AREA EN PLANO) A DOS CAPAS DE 10CM DE ESPESOR, PANEL DE YESO 1/2" FIRE CODE "C" ELABORADO CON BASTIDOR METALICO

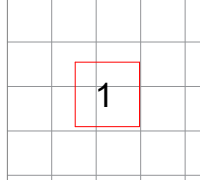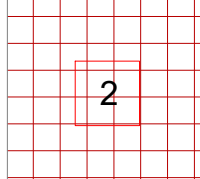ACABADOS EN PISOS Y MUROS	
SÍMBOLO	DESCRIPCIÓN
	PORCELANATO RECTIFICADO COLOCADO A HUESO, MARCA INTERCERAMIC, MODELO BARLIN, FORMATO 0.60X0.60M, COLOR BLANCO ANTIDERRAPANTE, INCLUYE ZÓCALO DEL MISMO MATERIAL EN TIRAS DE 60CMX10CM.
	PORCELANATO COLOCADO EN RECORTE DE 20X20CM Y JUNTA DE 5MM, MARCA INTERCERAMIC, MODELO BERLIN, COLOR BLANCO ANTIDERRAPANTE.

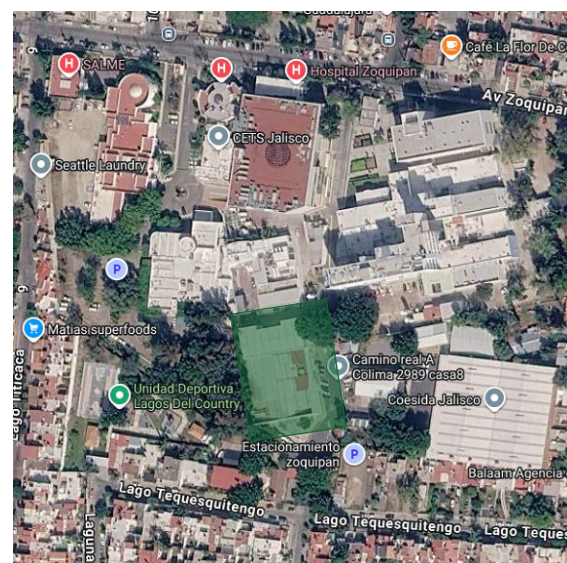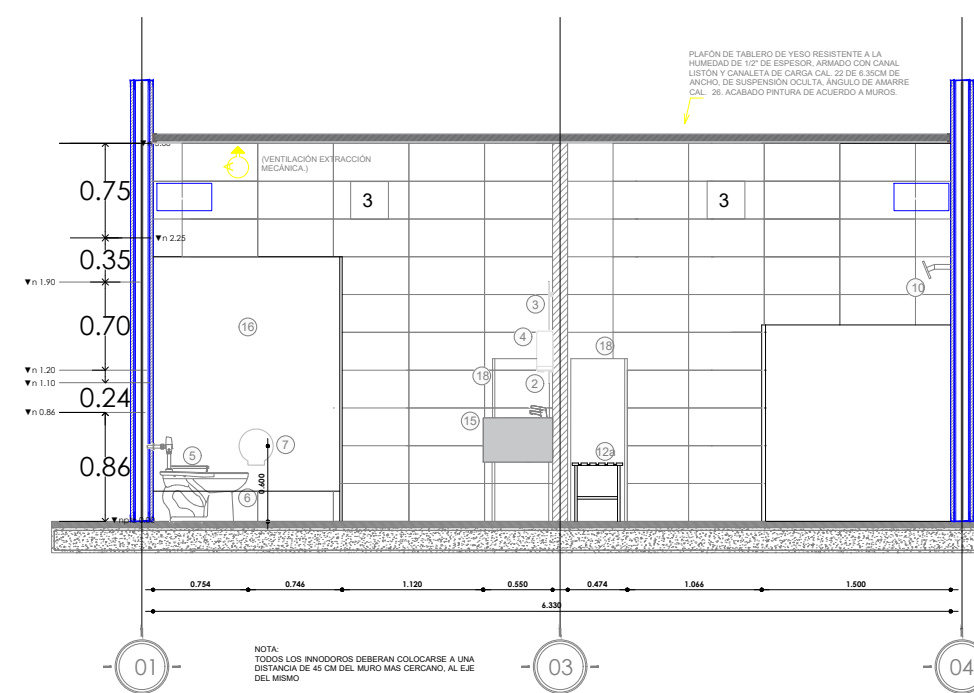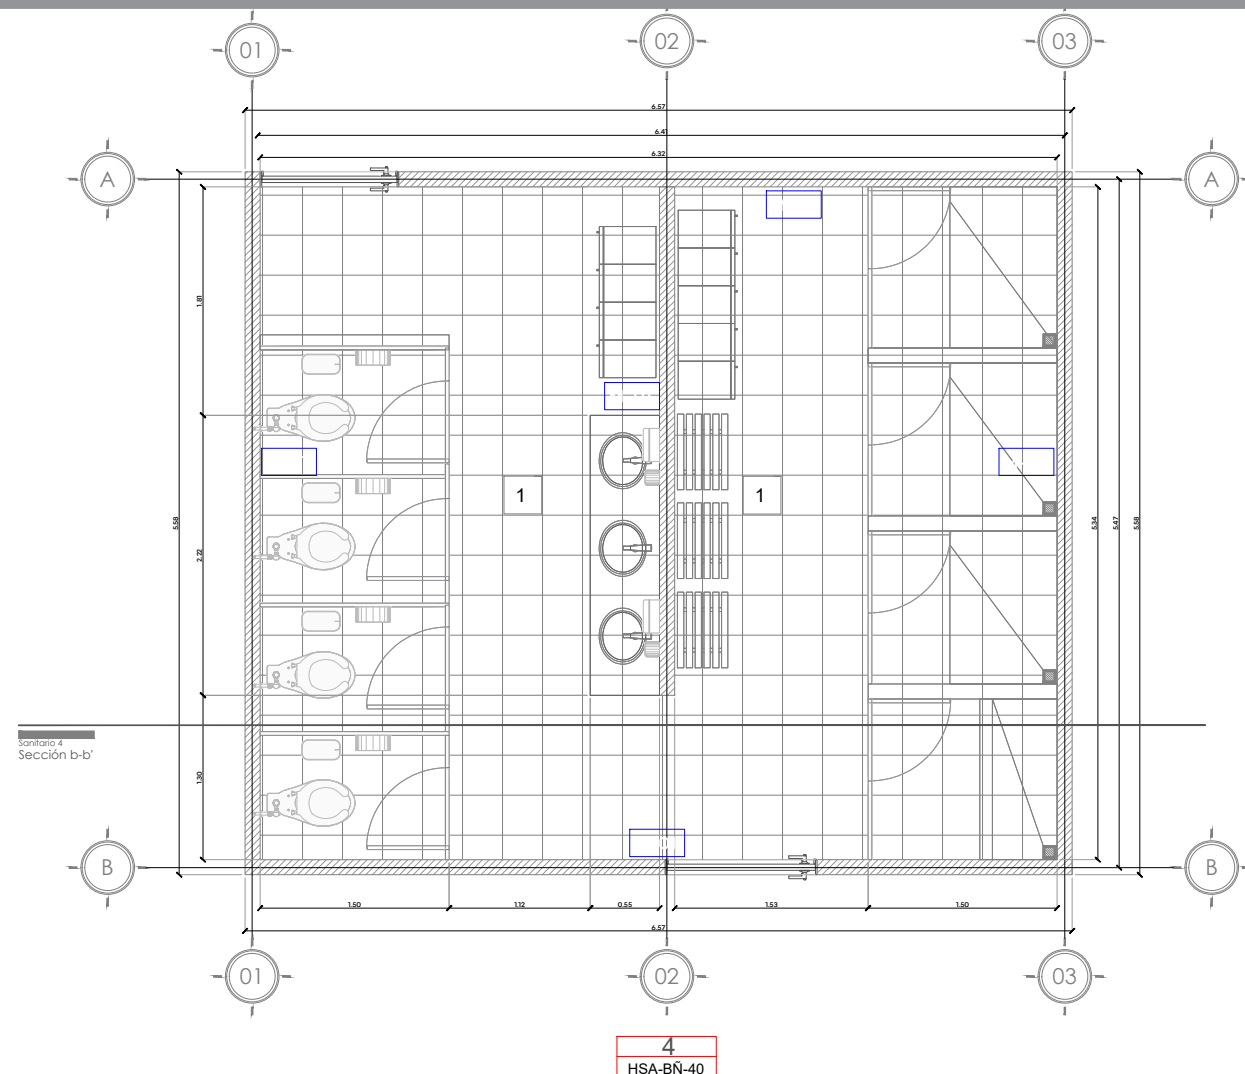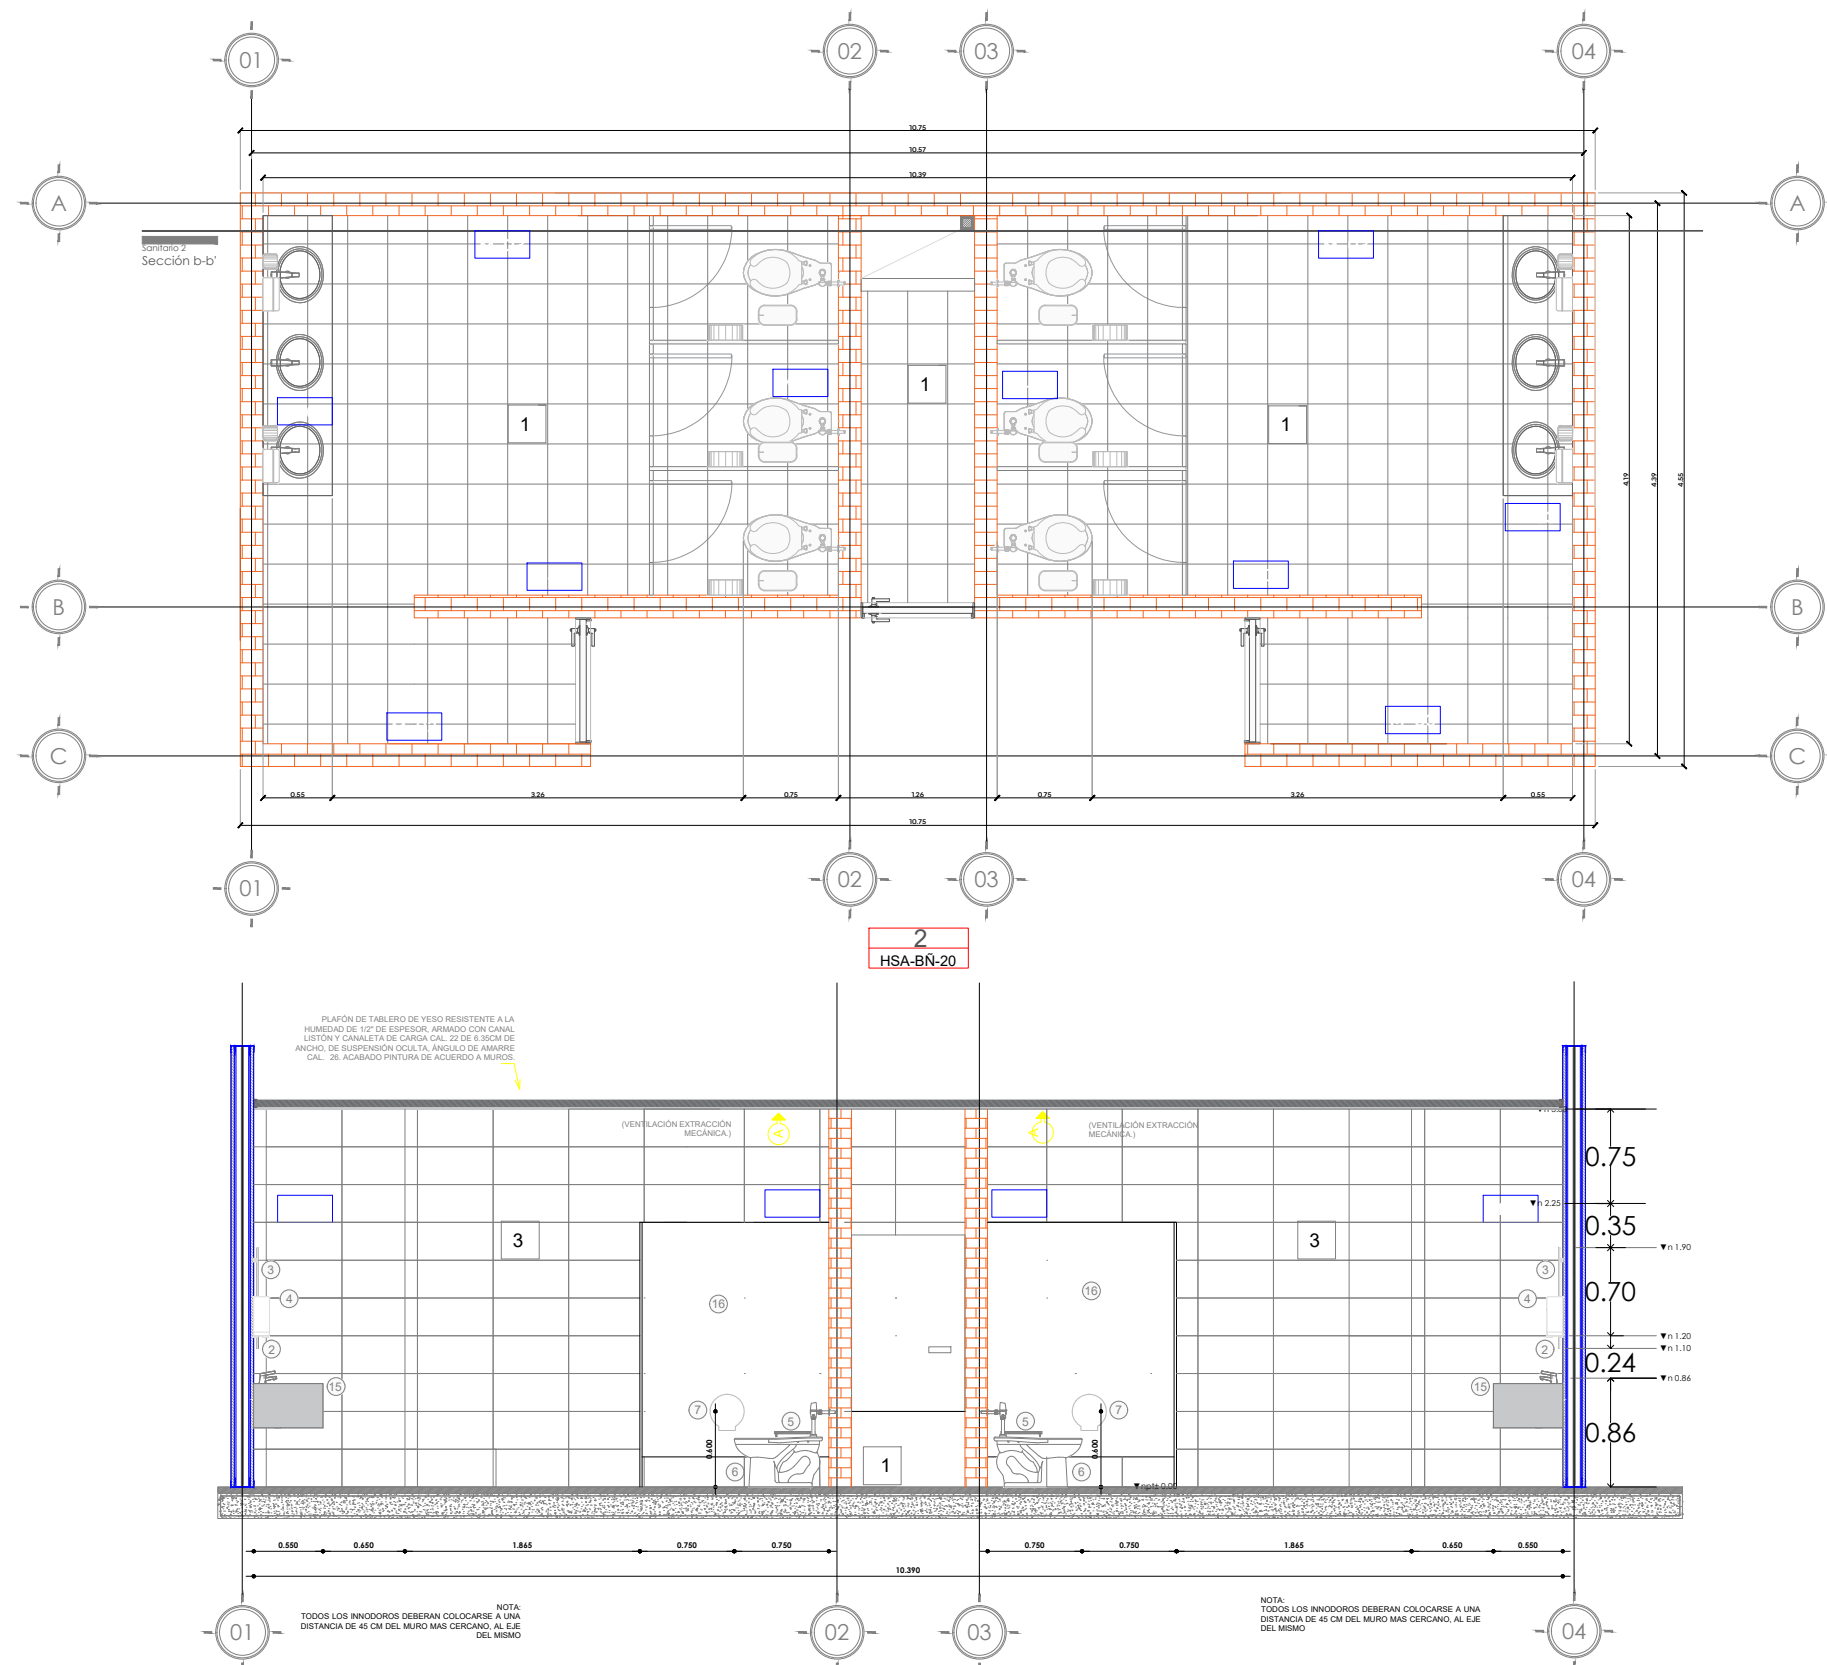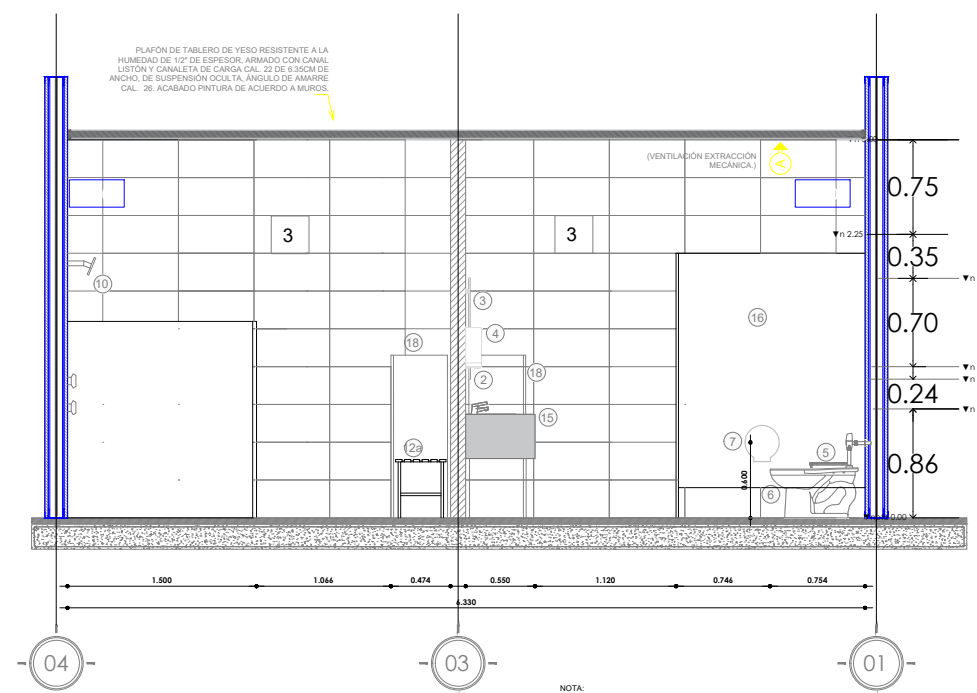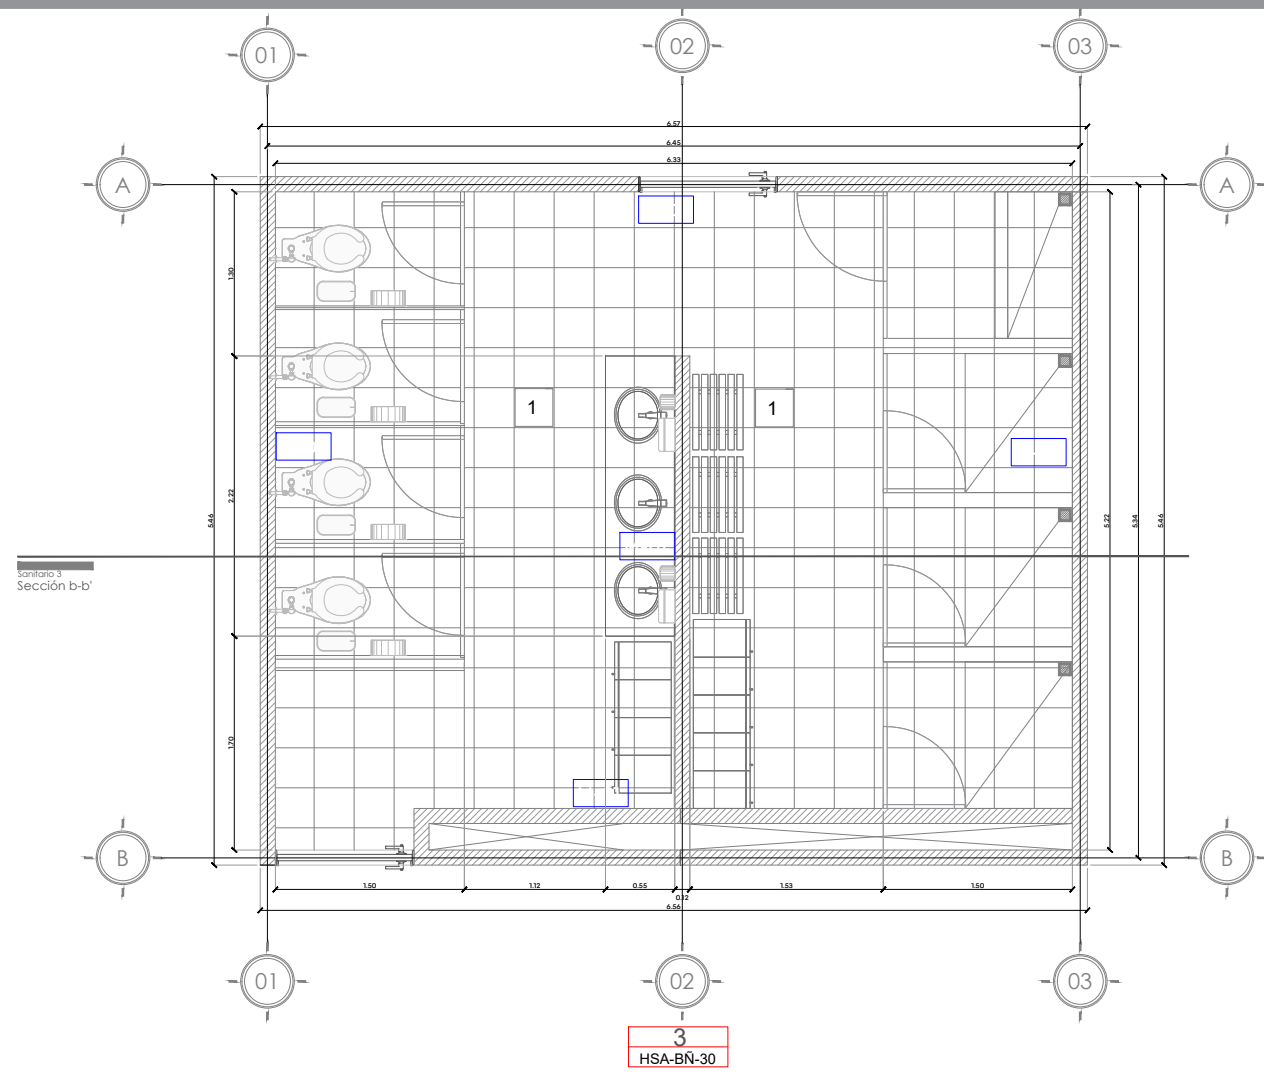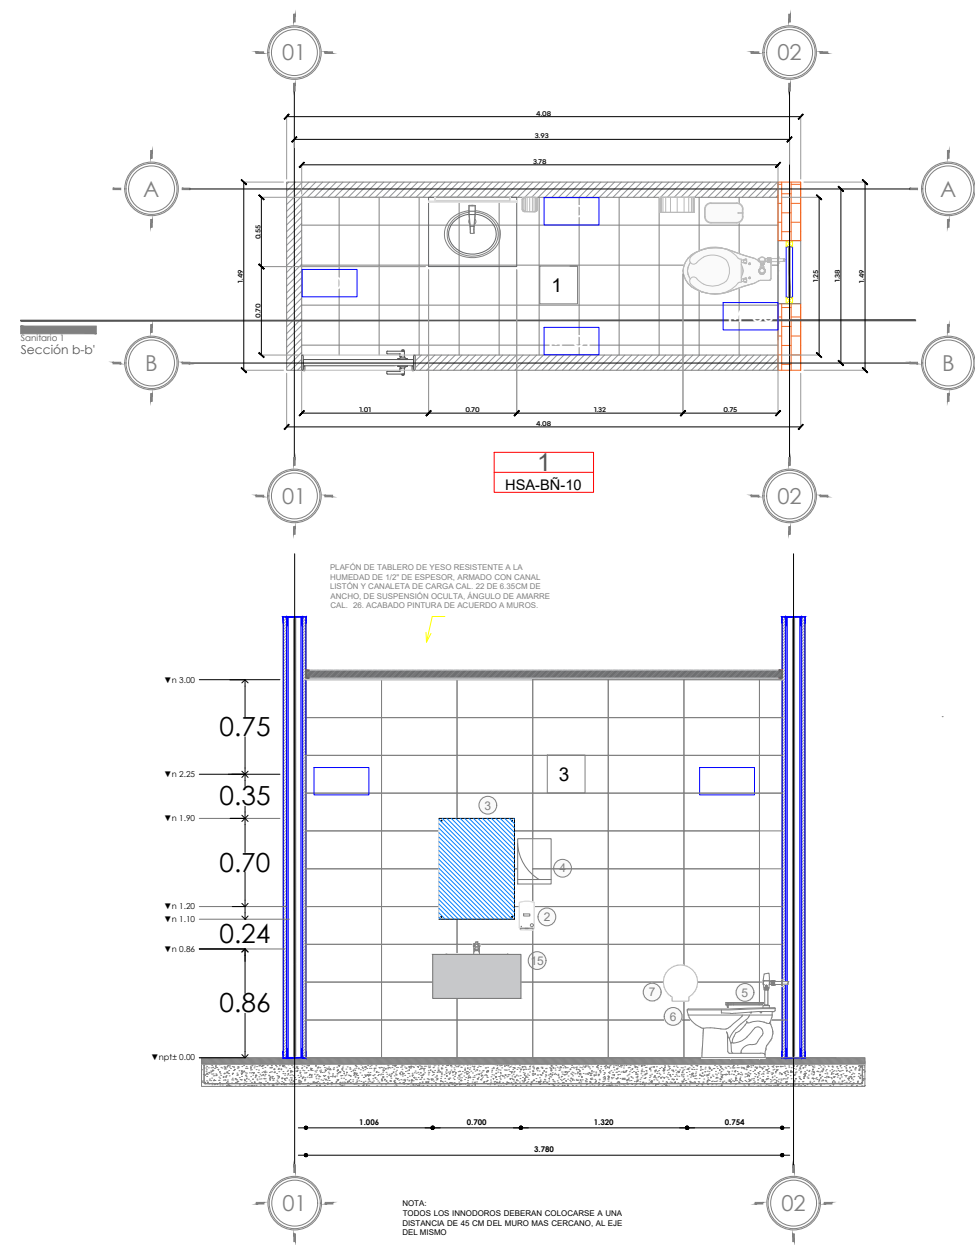

NOTAS:

SISTEMA DE ATENCIÓN MÉDICA DE URGENCIAS SAMU STOP-E-SMA-OB-LP-0479-2026

VALIDACIÓN TÉCNICA		Salud	
Dr. Héctor Raúl Pérez Gómez Secretario de Salud Jalisco			
Dr. Héctor Hugo Bravo Hernández Director General del OPD Servicios de Salud Jalisco			
Dr. Manuel Alejandro Barajas Zambrano Subdirector General Médico del OPD Servicios de Salud Jalisco			
Dr. Sergio Quintero Luce Coordinador de Salud Municipal de Secretaría de Salud Jalisco			
AUTORIZACIÓN:			
Mtro. David Miguel Zamora Bueno Secretario de Infraestructura y Obra Publica del Estado de Jalisco			
Mtro. Joel Iván Zuñiga Gosalvez Director General de Proyectos de Ingeniería			
DATOS GENERALES			
Localización: Tequesquitengo No. 2600, Col. Lagos del Municipio: Zapopan, Jal.			
PROYECTO:			
REHABILITACIÓN DE COMEDOR, DORMITORIOS, APOYO ADMINISTRATIVO Y PASILLOS EN LAS INSTALACIONES DEL SISTEMA DE ATENCIÓN MÉDICA URGENCIAS (SAMU), UBICADO EN EL MUNICIPIO DE ZAPOPAN, JALISCO.			
CONTENIDO:			
DETALLES SANITARIOS			
ESCALA:		FECHA:	
1:60		JULIO 2026	
		CLAVE DE PLANO:	
		DEF- SAN-02	







DATOS GENERALES	
Localización: Tequesquitengo No. 2600, Col. Lagos del	
Municipio: Zapopan, Jal.	
PROYECTO:	
REHABILITACIÓN DE COMEDOR, DORMITORIOS, APOYO ADMINISTRATIVO Y PASILLOS EN LAS INSTALACIONES DEL SISTEMA DE ATENCIÓN MÉDICA URGENCIAS (SAMU), UBICADO EN EL MUNICIPIO DE ZAPOCAN, JALISCO.	
CONTENIDO:	
MOBILIARIO CORIAN	




SISTEMA DE ATENCIÓN MÉDICA DE URGENCIAS SAMU SIOP-E-SMA-OB-LP-0479-2026

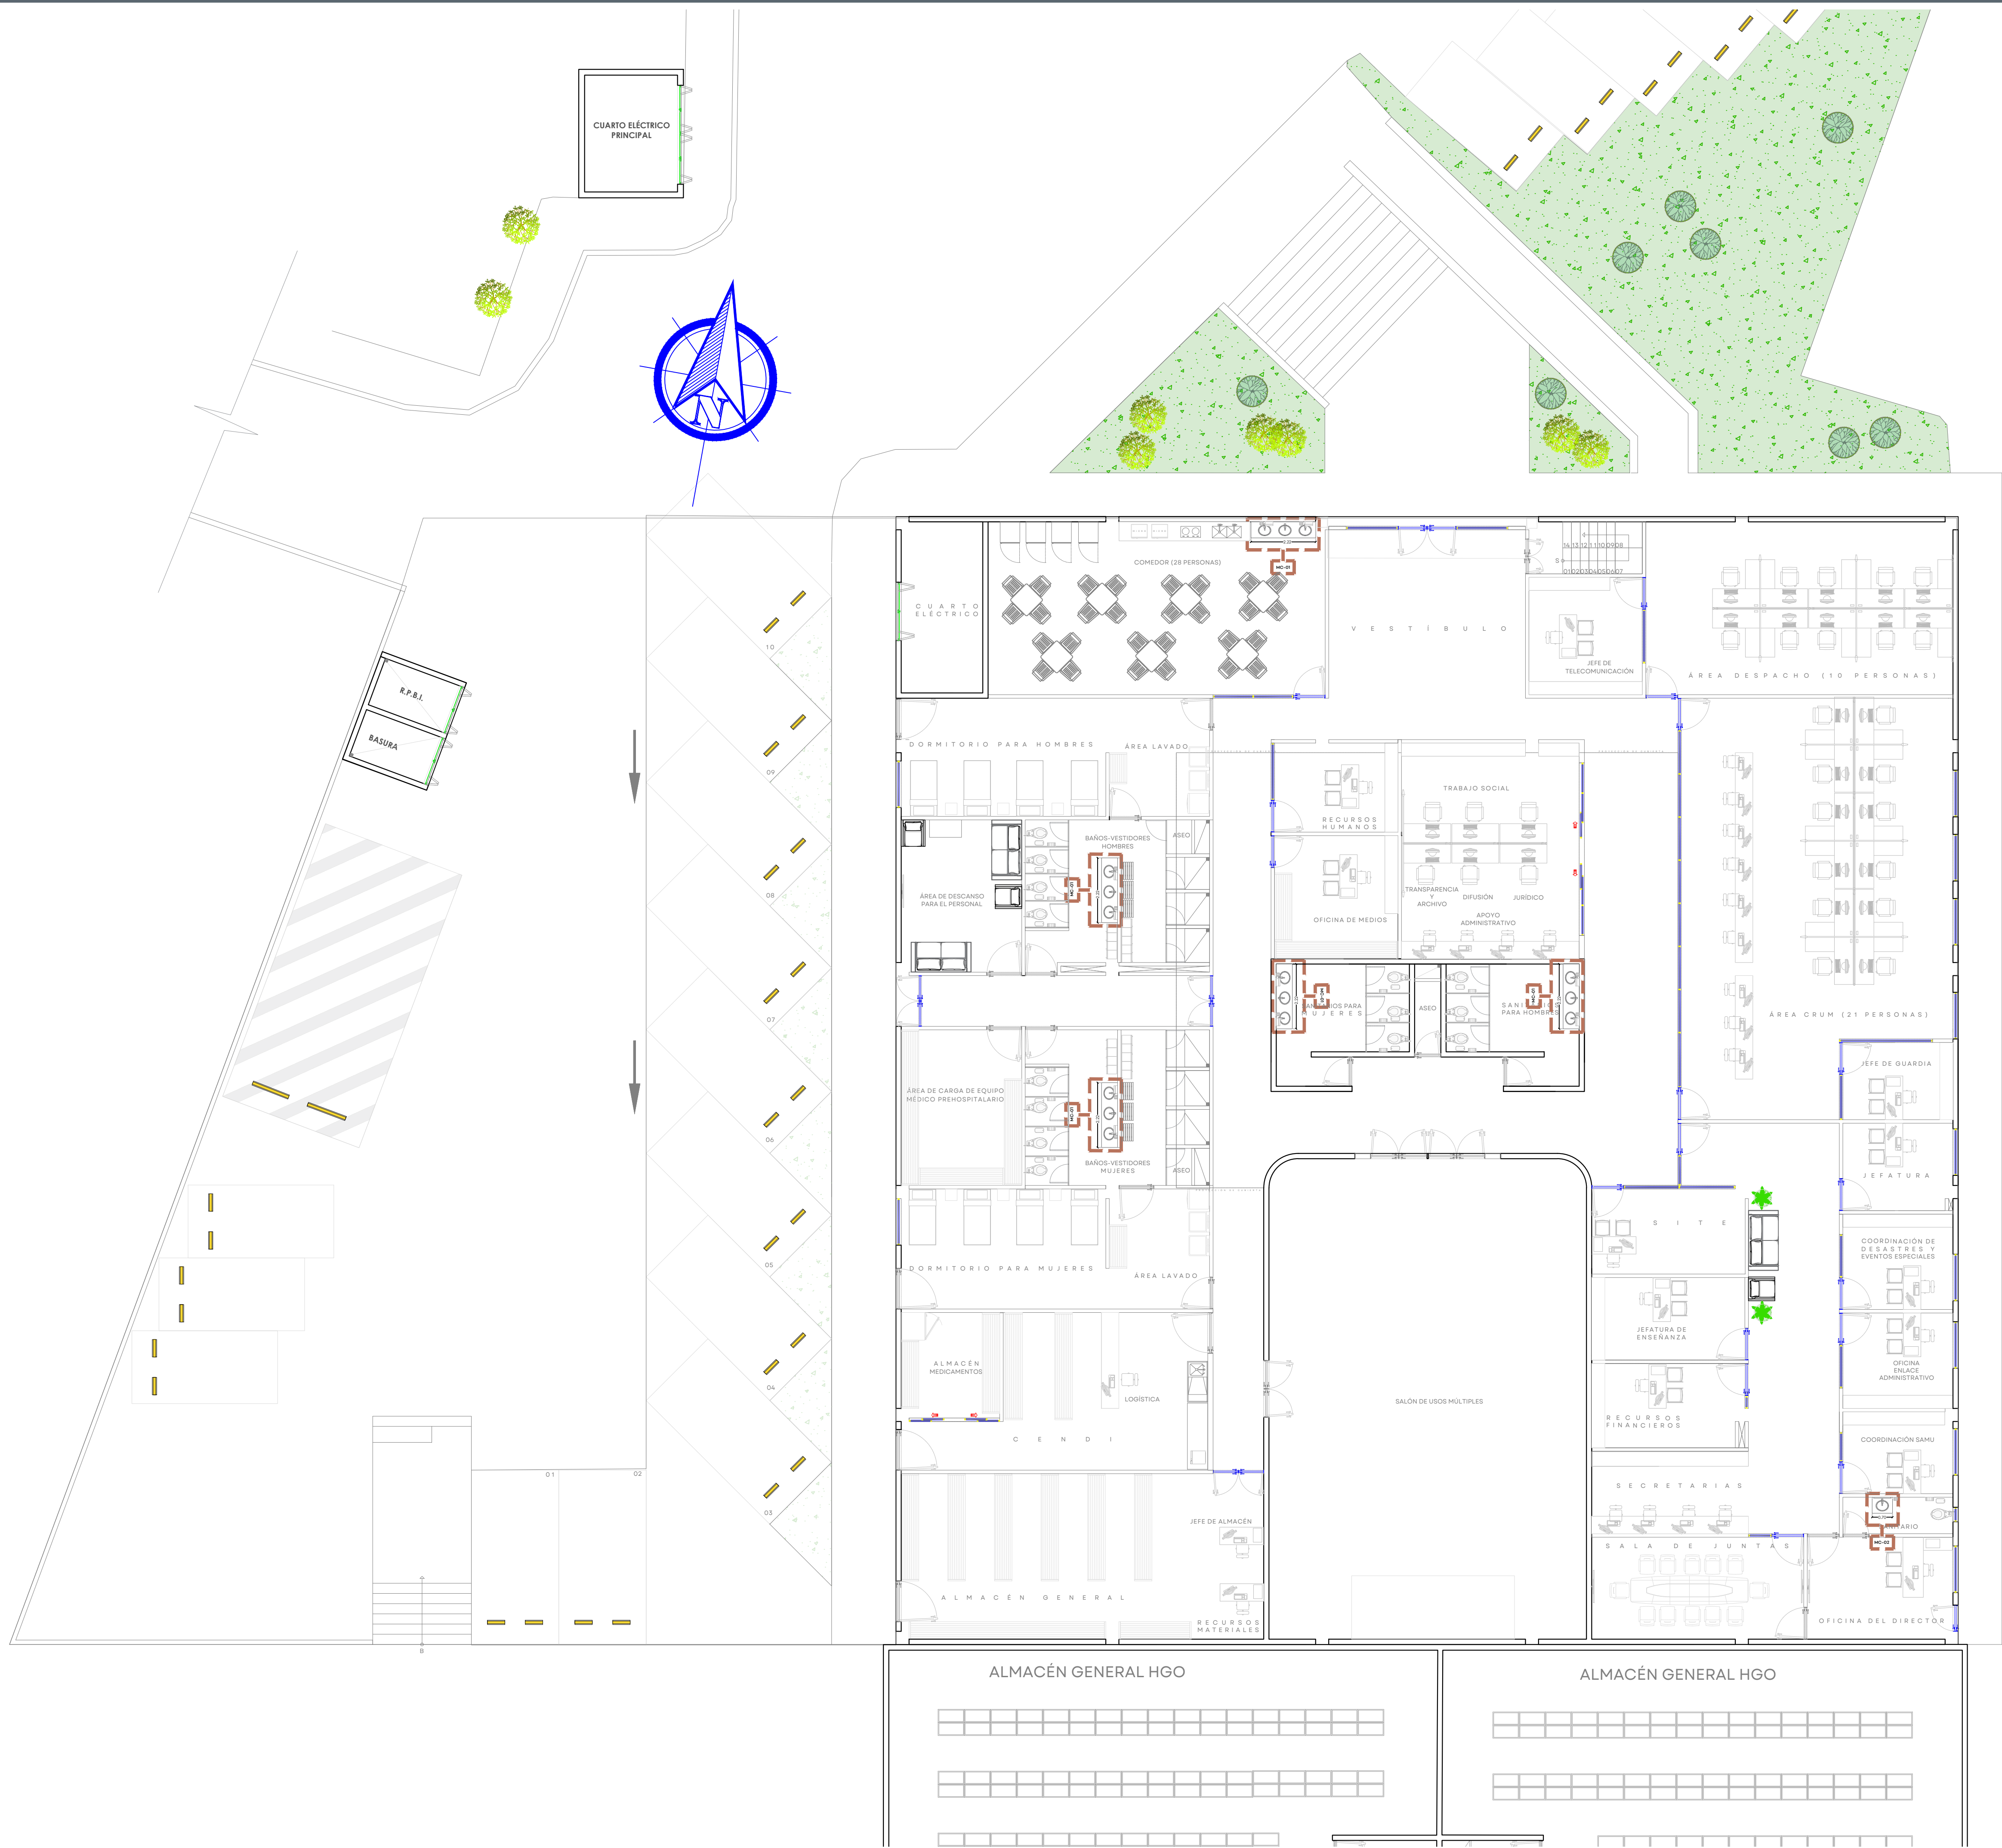

MC-01

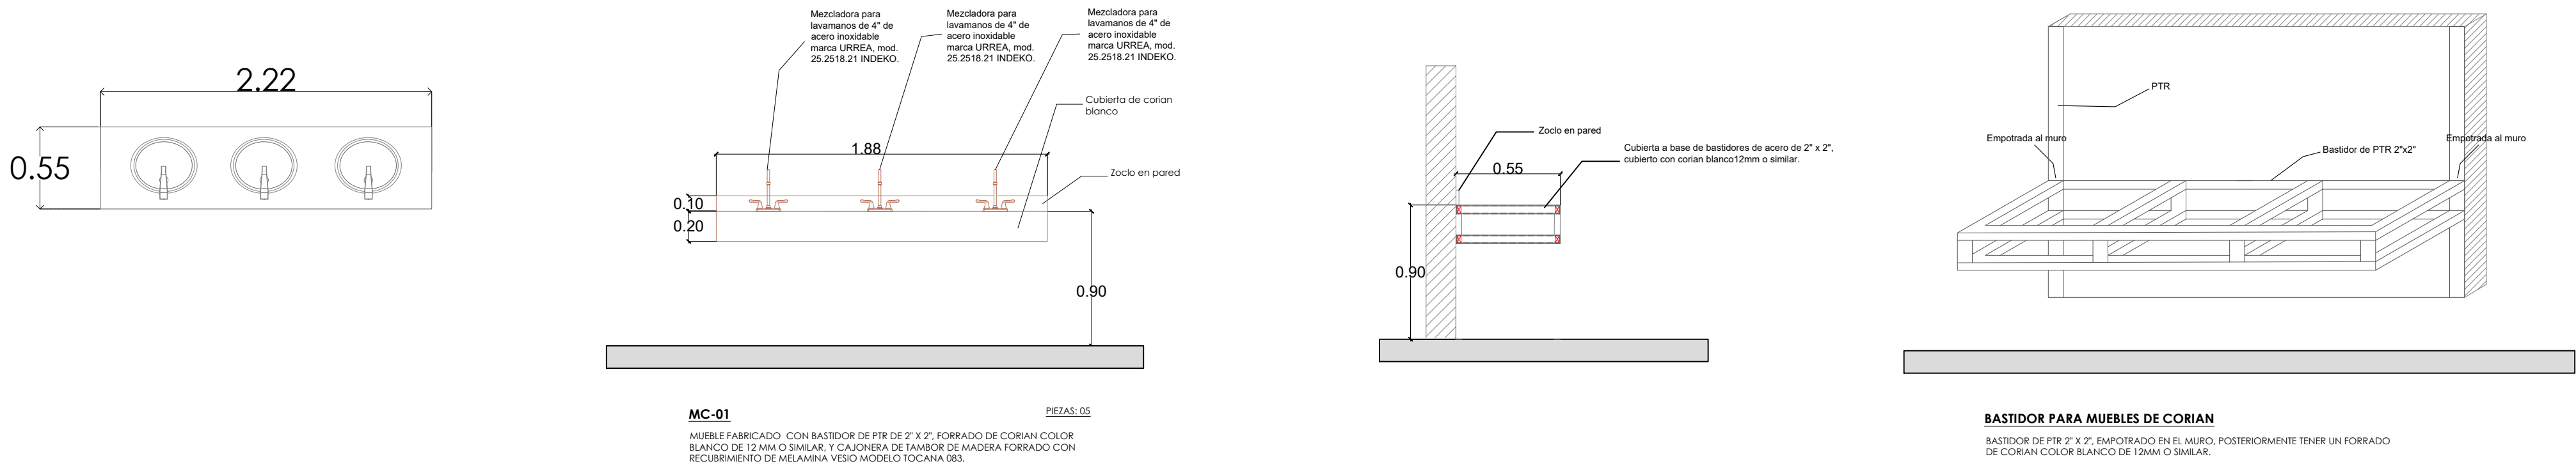


MC-02

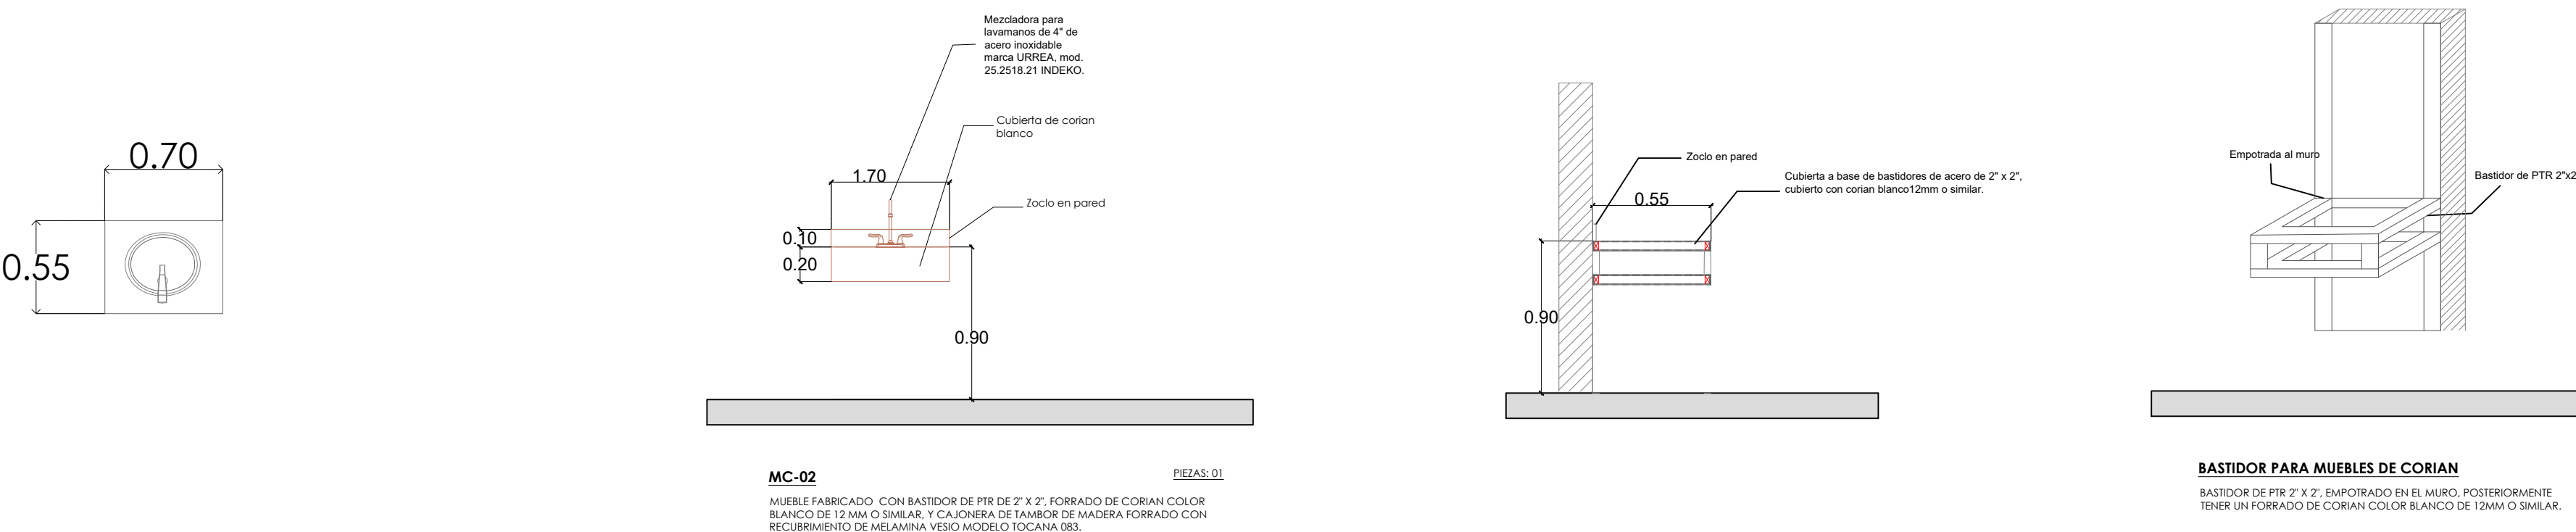

JALISCO
GOBIERNO DEL ESTADO

UBICACIÓN

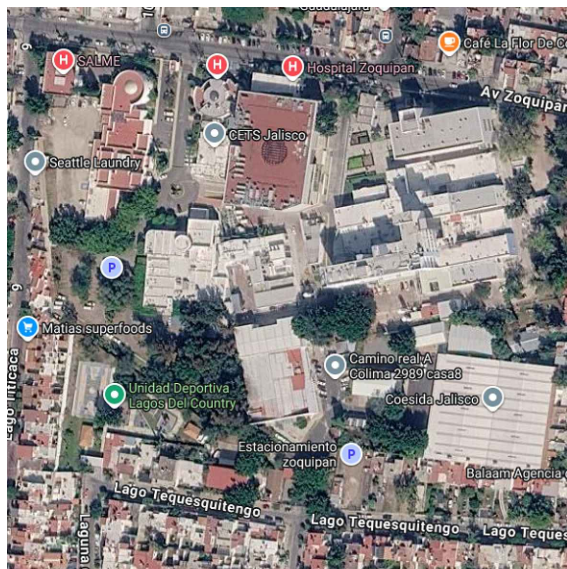

NOTAS:

VALIDACIÓN TÉCNICA

Salud

Dr. Héctor Raúl Pérez Gómez
Secretario de Salud Jalisco

Dr. Héctor Hugo Bravo Hernández
Director General del OPD Servicios de Salud Jalisco

Dr. Manuel Alejandro Barajas Zambrano
Subdirector General Médico del OPD Servicios de Salud Jalisco

Dr. Sergio Quintero Luce
Coordinador de Salud Municipal de Secretaría de Salud Jalisco

AUTORIZACIÓN:

Mtro. David Miguel Zamora Bueno
Secretario de Infraestructura y Obra Pública del Estado de Jalisco

Mtro. Joel Iván Zúñiga Gosálvez
Director General de Proyectos de Ingeniería

DATOS GENERALES

Localización: Tequesquitengo No. 2600, Col. Lagos del

Municipio: Zapopan, Jal.

PROYECTO:

REHABILITACIÓN DE COMEDOR, DORMITORIOS, APOYO ADMINISTRATIVO Y PASILLOS EN LAS INSTALACIONES DEL SISTEMA DE ATENCIÓN MÉDICA URGENCIAS (SAMU), UBICADO EN EL MUNICIPIO DE ZAPOCAN, JALISCO.

CONTENIDO:

MOBILIARIO CORIAN

ESCALA:

1:50

FECHA:

JULIO 2026


CLAVE DE PLANO:

ARQ-02



Infraestructura
y Obra Pública

SISTEMA DE ATENCIÓN MÉDICA DE URGENCIAS SAMU SIOP-E-SMA-OB-LP-0479-2026

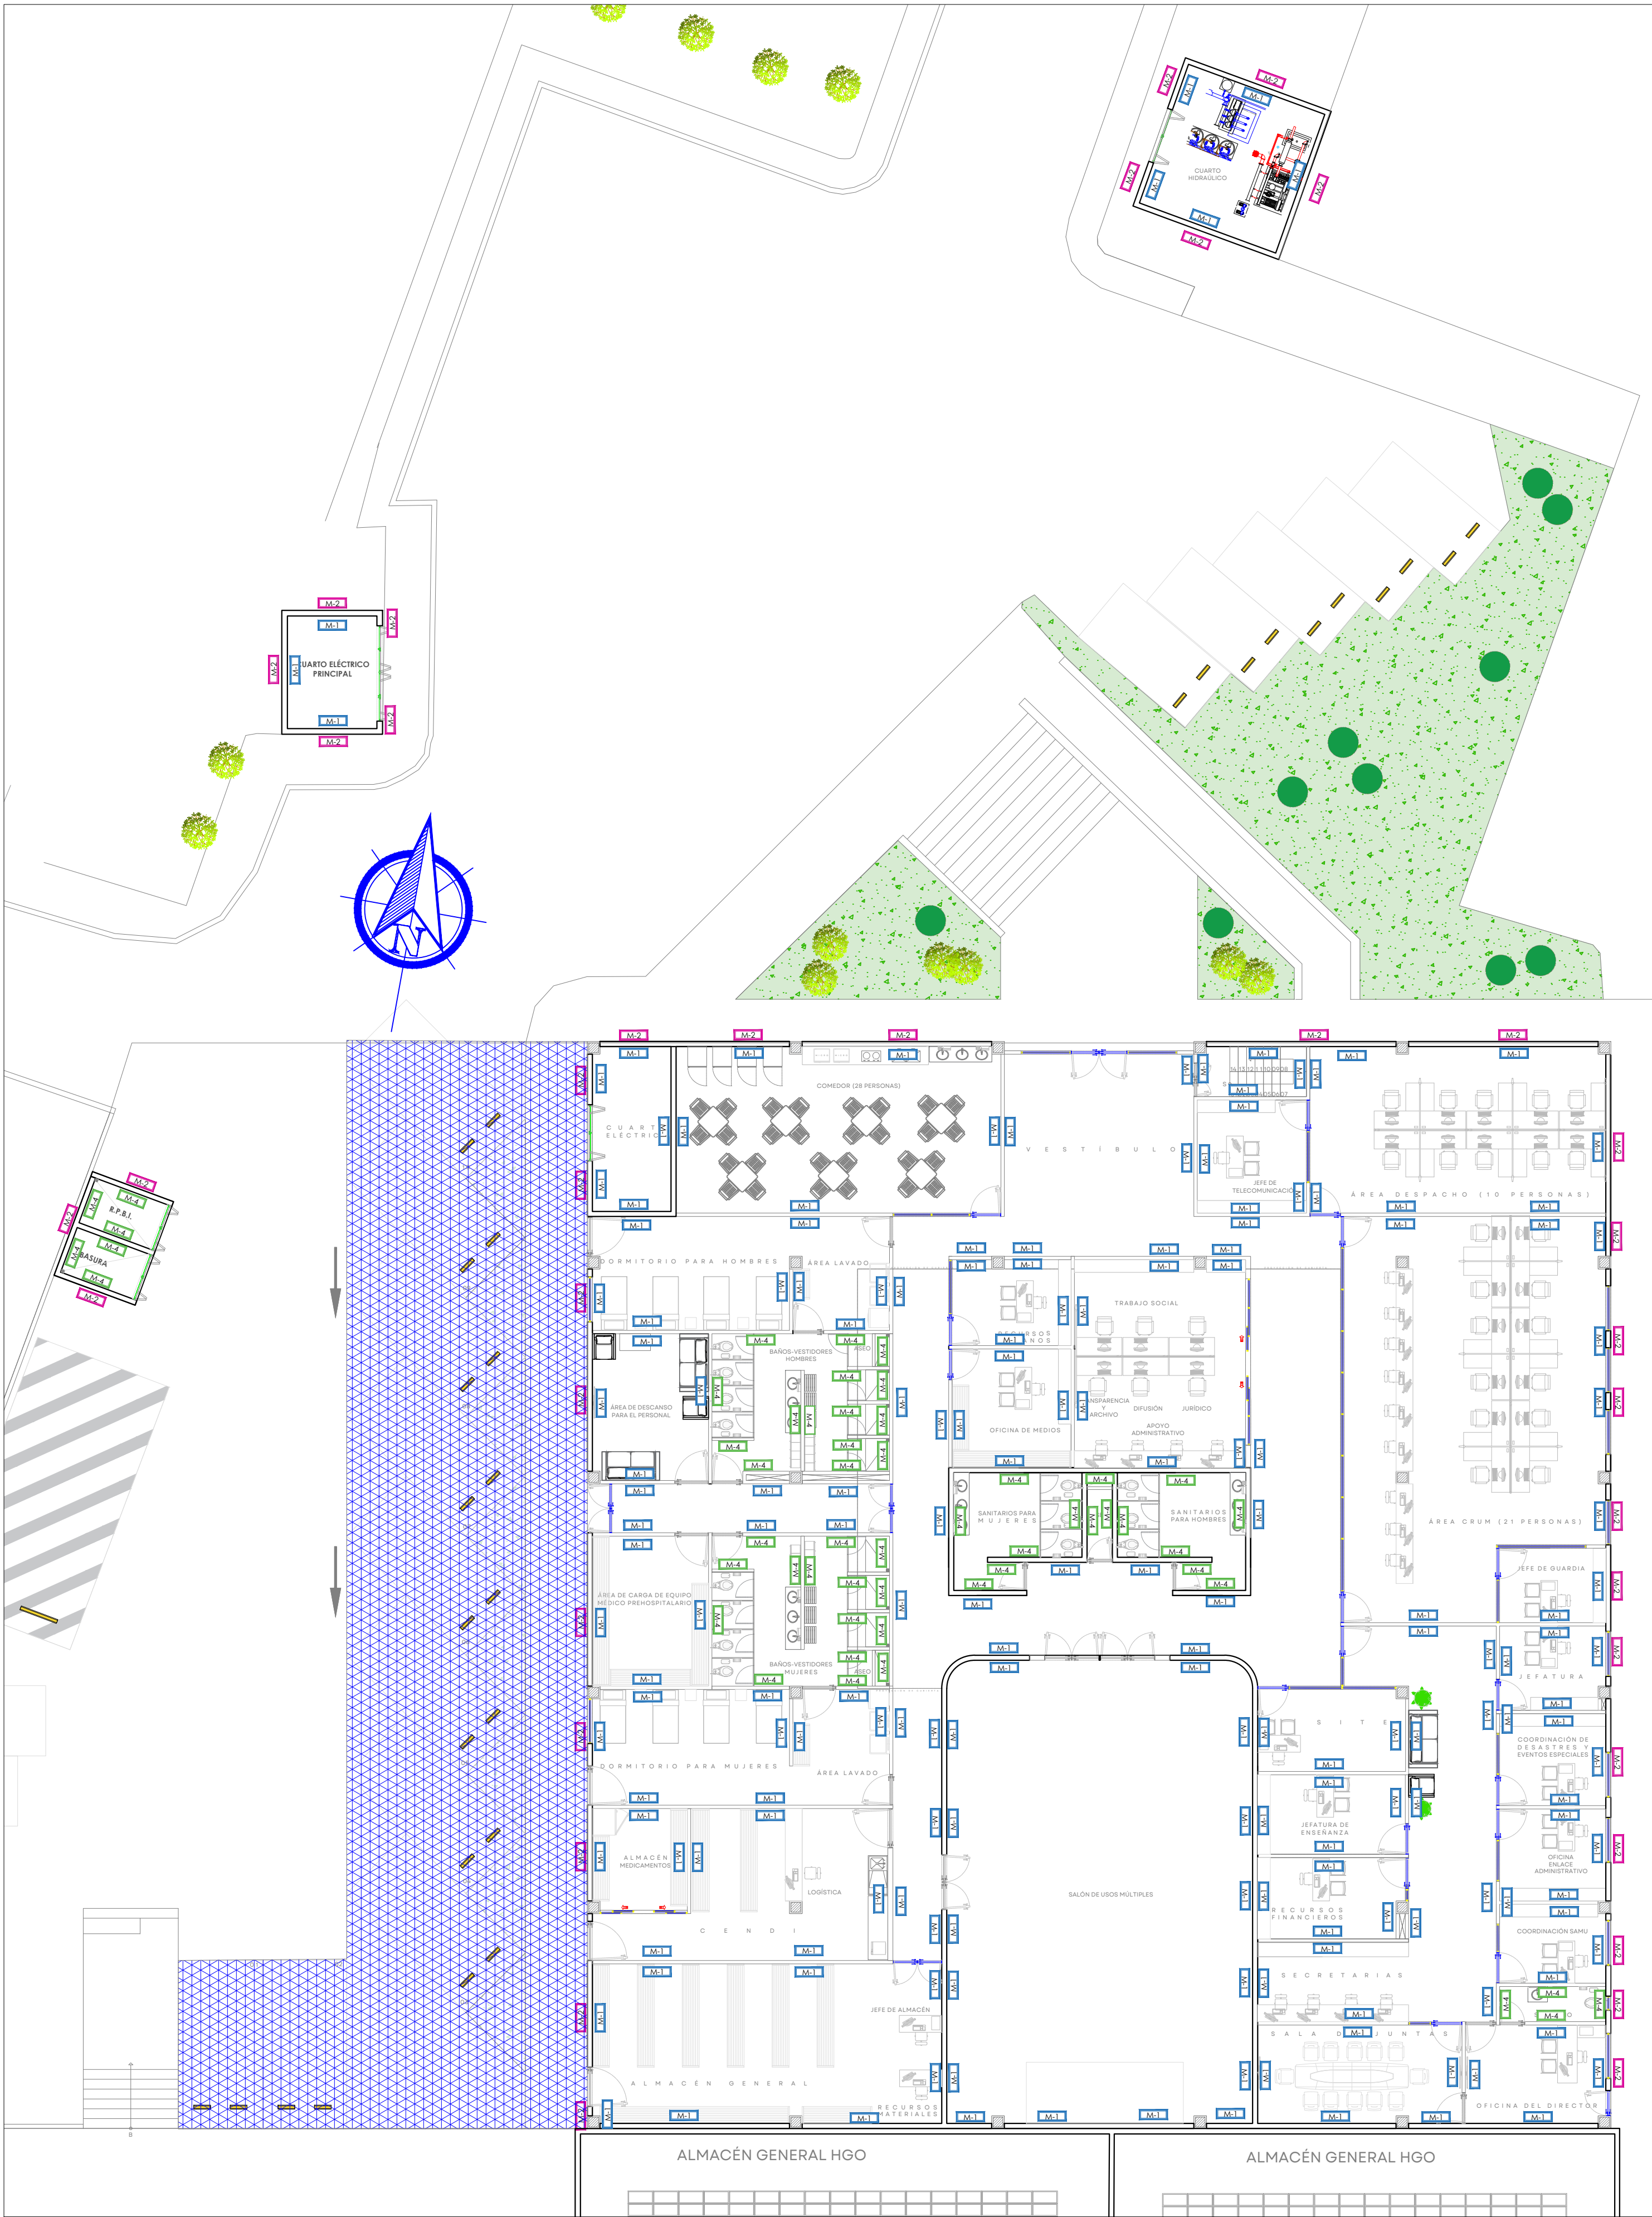


MUROS

TABLA DE ACABADOS EN MUROS							
CLAVE	MATERIAL BASE	ACABADO INICIAL	ACABADO FINAL	COLOR/MODELO	ESPESOR DIMENSIÓN	LOCALIZACIÓN	OBSERVACIONES
M-01 B-01	MURO LADRILLO DE LAMA 7x14x28 cm MURO DE CONCRETO O COLUMNA DE ACERO O MURO DE TABLAROCA SELLADO.	APLANADO ACABADO PLUDDO EN MUROS DE TABLON DE CONCRETO O SIMILAR. PARA SELLADO DE TABLAROCA USAR PASTA RESINA 3MM. DE ESPESOR.	PEINTURA EN MUROS VINILICA ANTIBACTERIAL MARCA SHERWIN WILLIAMS	BLANCO MATE		MUROS INTERIORES, CONSULTORIOS Y AREAS DE ATENCION MEDICA	EN OBRA VER MUESTRA Y COLOR
M-02 B-02	MURO LADRILLO DE LAMA 7x14x28 cm MURO DE CONCRETO O COLUMNA DE ACERO O MURO DE TABLAROCA SELLADO.	APLANADO DE MEZCLA CEMENTO, ARENA 1:3 CON 2 CM DE ESPESOR. ACABADO PLUDDO EN MUROS DE TABLON DE CONCRETO O SIMILAR. PARA SELLADO DE TABLAROCA USAR PASTA RESINA 3MM. DE ESPESOR.	PEINTURA VINIL ACRILICA MARCA VINAMIX MATE COMEX O SIMILAR	BLANCO		MUROS EXTERIORES	EN OBRA VER MUESTRA Y COLOR
M-03 B-03	MURO LADRILLO DE LAMA 7x14x28 cm MURO DE CONCRETO O COLUMNA DE ACERO O MURO DE TABLAROCA SELLADO.	APLANADO DE MEZCLA CEMENTO, ARENA 1:3 CON 2 CM DE ESPESOR. ACABADO PLUDDO EN MUROS DE TABLON DE CONCRETO O SIMILAR. PARA SELLADO DE TABLAROCA USAR PASTA RESINA 3MM. DE ESPESOR.	RECUBRIMIENTO ASEPTICO ANTIBACTERIANO EN ROLLO 2.20M DE ANCHO X 15M LARGO. MARCA XE MODELO MURAL CLUB 0001 COLOR WHITE DE 1MM DE ESPESOR. EN ROLLO.		1.00 MM	QUIROFANOS, SALAS DE EXPLORACION, PASILLO BLANCO Y CUARTO DE PROCEDIMIENTOS.	EN OBRA VER MUESTRA Y COLOR
M-04 B-04	MURO LADRILLO DE LAMA 7x14x28 cm MURO DE CONCRETO O COLUMNA DE ACERO O MURO DE TABLAROCA SELLADO.	APLANADO ACABADO REPLETADO EN MUROS DE TABLON DE CONCRETO O SIMILAR.	PORCELANATO RECTIFICADO, COLOCADO A HUSO.	INTERCERAMIC, MODELO AZULEJO SPA WHITE GLOSSY	0.30 X 0.60 CM	BAÑOS, SEPTICO Y ASEO	EN OBRA VER MUESTRA Y COLOR



JALISCO
GOBIERNO DEL ESTADO

UBICACIÓN

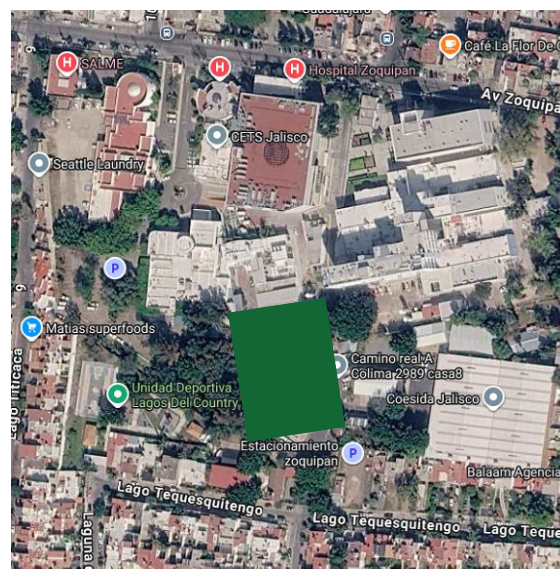

NOTAS:

VALIDACIÓN TÉCNICA



Dr. Héctor Raúl Pérez Gómez
Secretario de Salud Jalisco

Dr. Sergio Quintero Luce
Coordinador de Salud Municipal de Secretaría de Salud Jalisco

Dr. Yannick Raymond Auguste Nordin Servin
Director general del Sistema de Atención Médica de Urgencias (SAMU)

Mtro. David Miguel Zamora Bueno
Secretario de Infraestructura y Obra Pública del Estado de Jalisco

Mtro. Salvador Hernández Jiménez
Director General de Proyectos de Ingeniería

DATOS GENERALES

Localización: Tequesquitengo No. 2600, Col. Lagos del

Municipio: Zapopan, Jal.

PROYECTO:

REHABILITACIÓN DE COMEDOR, DORMITORIOS, APOYO ADMINISTRATIVO Y PASILLOS EN LAS INSTALACIONES DEL SISTEMA DE ATENCION MEDICA URGENCIAS (SAMU), UBICADO EN EL MUNICIPIO DE ZAPOPAN, JALISCO.

CONTENIDO:

PLANTA ARQUITECTONICA ACABADOS MUROS

ESCALA:

1:100

FECHA:


JULIO 2026

CLAVE DE PLANO:

ARQ-01



Infraestructura
y Obra Pública

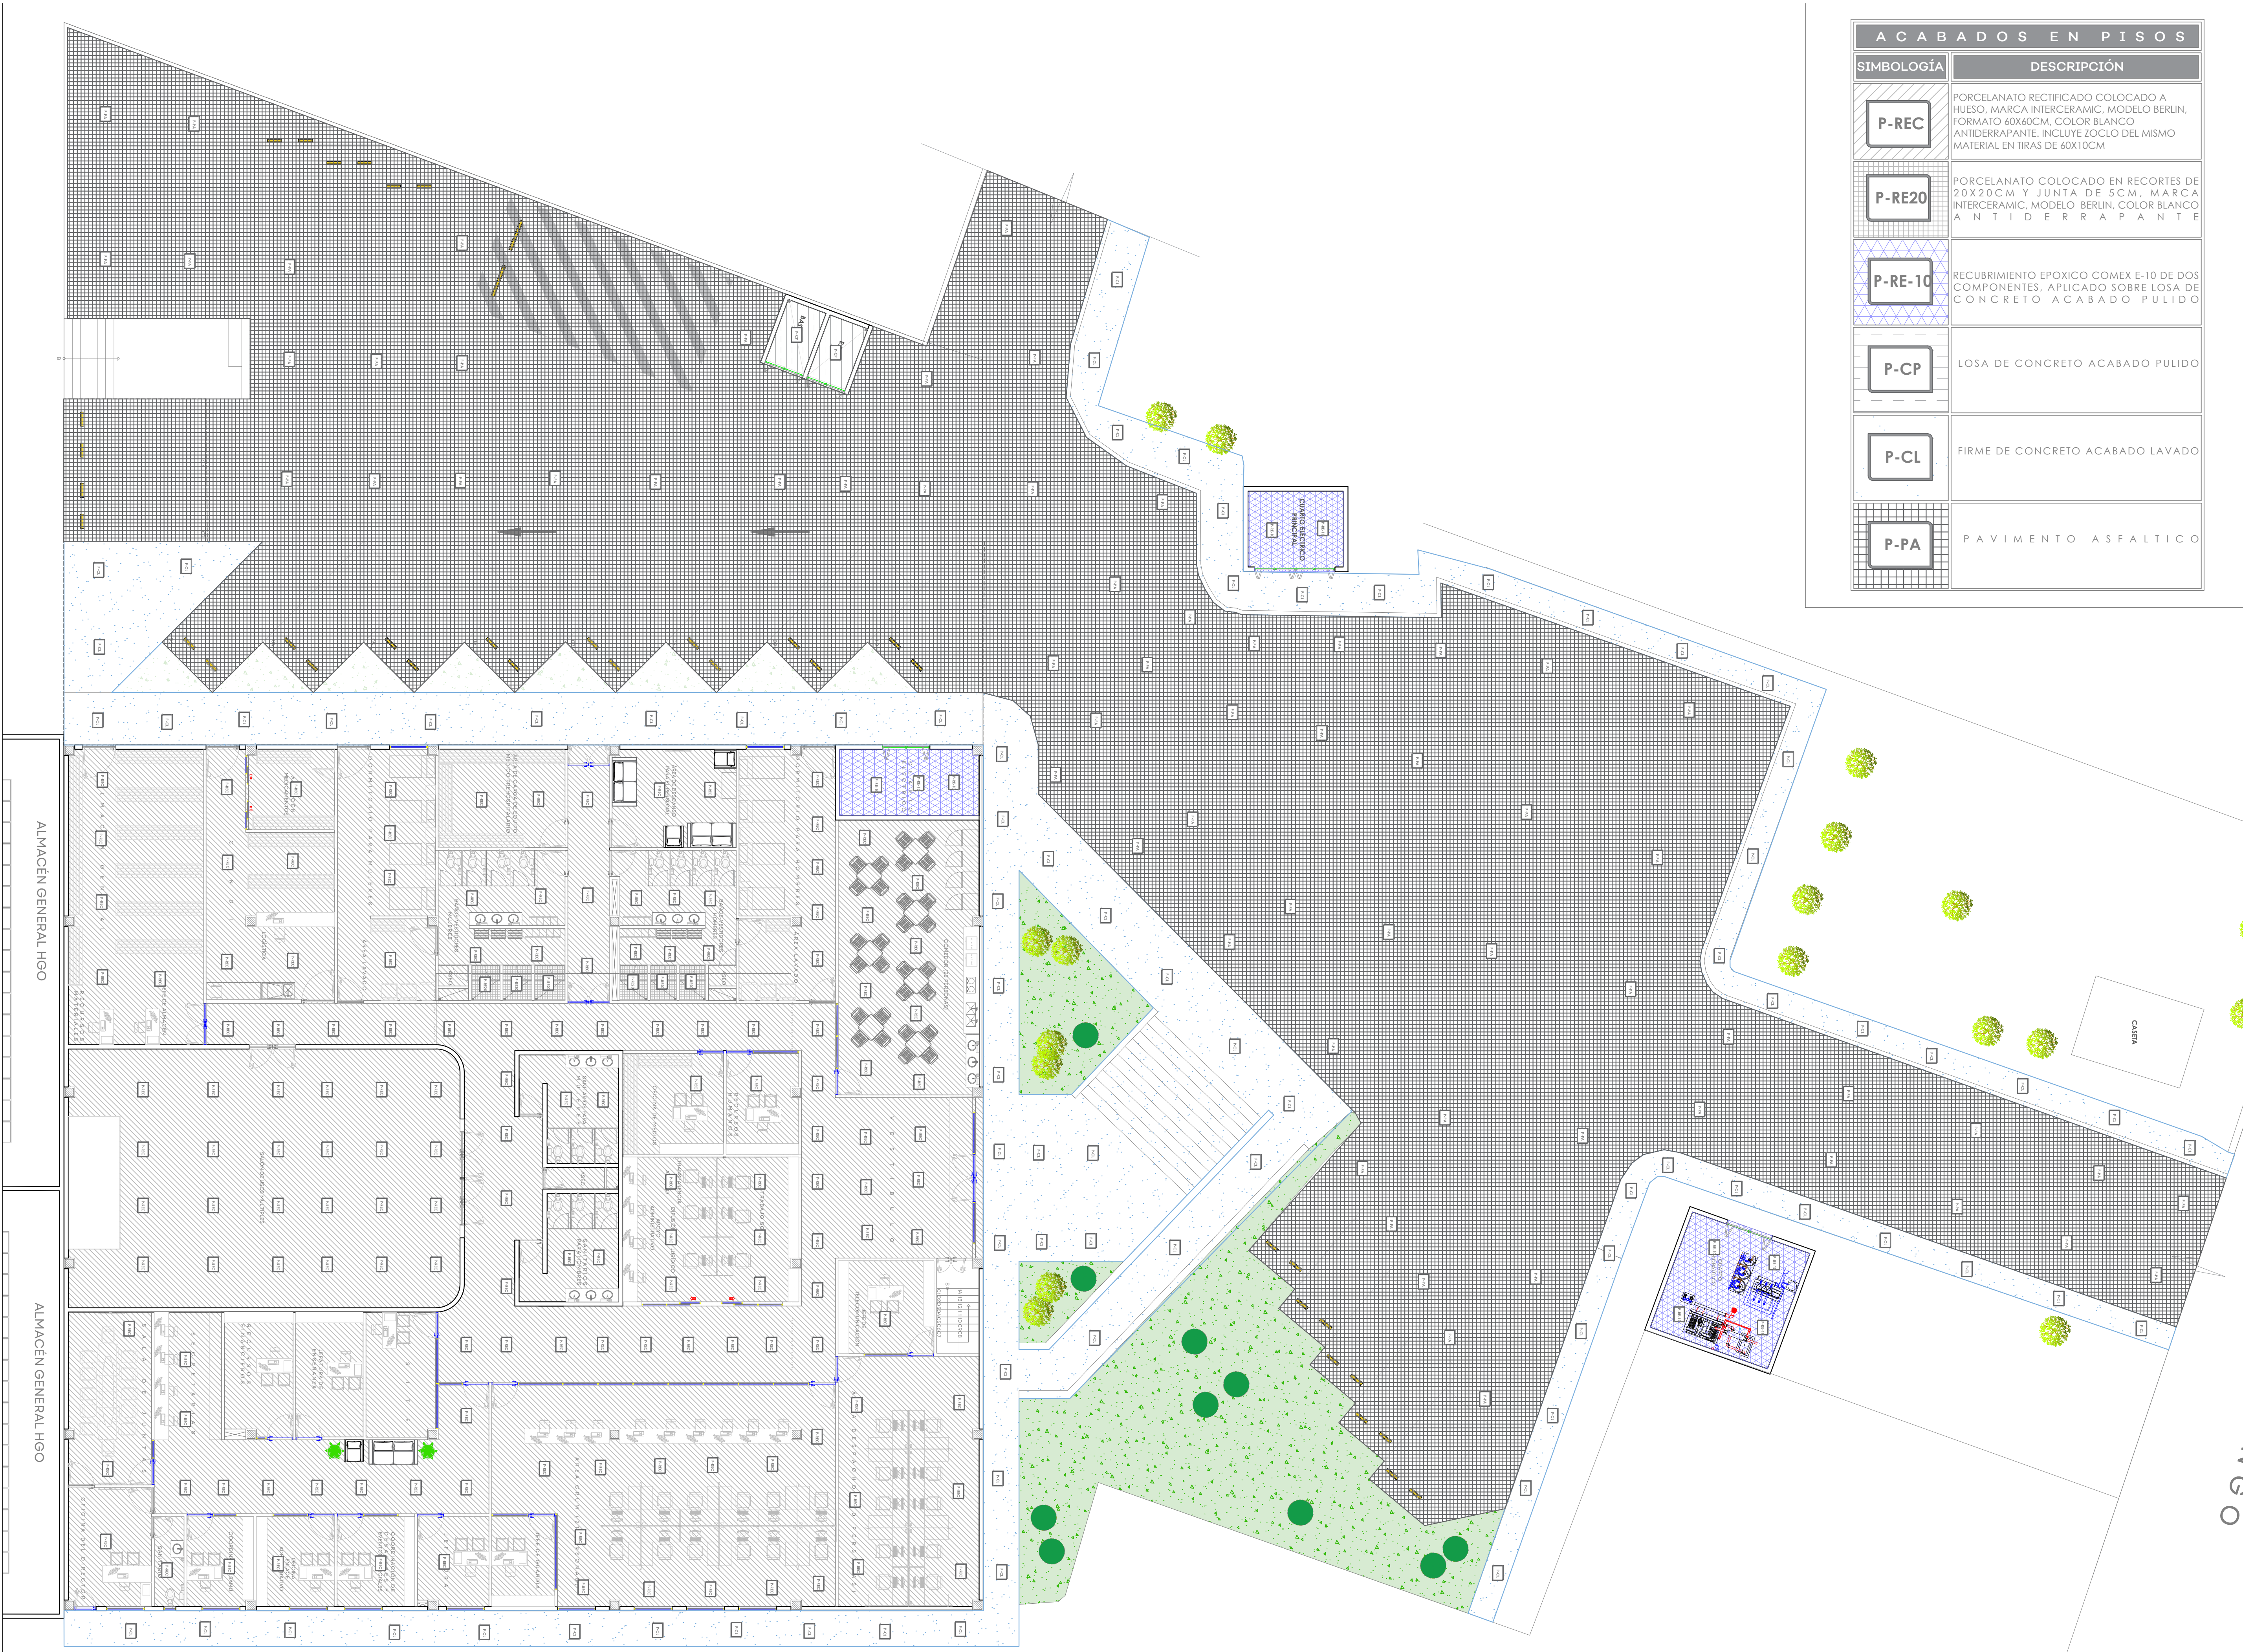

ACABADOS EN PISOS	
SIMBOLOGÍA	DESCRIPCIÓN
P-REC	PORCELANATO RECTIFICADO COLOCADO A HUESO, MARCA INTERCERAMIC, MODELO BERLIN, FORMATO 60X60CM, COLOR BLANCO ANTIDERRAPANTE, INCLUYE ZOCLO DEL MISMO MATERIAL EN TIRAS DE 60X10CM
P-RE20	PORCELANATO COLOCADO EN RECORTES DE 20X20CM Y JUNTA DE 5CM, MARCA INTERCERAMIC, MODELO BERLIN, COLOR BLANCO ANTIDERRAPANTE
P-RE-10	RECUBRIMIENTO EPOXICO COMEX E-10 DE DOS COMPONENTES, APLICADO SOBRE LOSA DE CONCRETO ACABADO PULIDO
P-CP	LOSA DE CONCRETO ACABADO PULIDO
P-CL	FIRME DE CONCRETO ACABADO LAVADO
P-PA	PAVIMENTO ASFALTICO



NOTAS:

VALIDACIÓN TÉCNICA

Dr. Héctor Raúl Pérez Gómez
Secretario de Salud Jalisco

Dr. Sergio Quintero Luce
Coordinador de Salud Municipal de Secretaría de Salud Jalisco

Dr. Yannick Raymond Auguste Nordin Servin
Director General del Sistema de Atención Médica de Urgencias (SAMU)

AUTORIZACIÓN:

Mtro. David Miguel Zamora Bueno
Secretario de Infraestructura y Obra Pública del Estado de Jalisco

Mtro. Joel Iván Zúñiga Gosálvez
Director General de Proyectos de Ingeniería

DATOS GENERALES

Localización: Tequesquitengo No. 2600, Col. Lagos del Country, C.P. 45177, Zapopan, Jalisco

Municipio: Zapopan, Jal.

PROYECTO:

REHABILITACIÓN DE COMEDOR, DORMITORIOS, APOYO ADMINISTRATIVO Y PASILLOS EN LAS INSTALACIONES DEL SISTEMA DE ATENCIÓN MÉDICA URGENCIAS (SAMU), UBICADO EN EL MUNICIPIO DE ZAPOPAN, JALISCO.

CONTENIDO:

ACABADOS DE PISOS

ESCALA: 1:25

FECHA: JULIO 2026


CLAVE DE PLANO: PI-01



SISTEMA DE ATENCIÓN MÉDICA DE URGENCIAS SAMU SIOP-E-SMA-OB-LP-0479-2026




ACABADOS EN PISOS	
SIMBOLOGÍA	DESCRIPCIÓN
P-REC	PORCELANATO RECTIFICADO COLOCADO A HUESO, MARCA INTERCERAMIC, MODELO BERLIN, FORMATO 60X60CM, COLOR BLANCO ANTIDERRAPANTE, INCLUYE ZOCLO DEL MISMO MATERIAL EN TIRAS DE 60X10CM
P-RE20	PORCELANATO COLOCADO EN RECORTES DE 20X20CM Y JUNTA DE 5CM, MARCA INTERCERAMIC, MODELO BERLIN, COLOR BLANCO ANTIDERRAPANTE
P-RE-10	RECUBRIMIENTO EPOXICO COMEX E-10 DE DOS COMPONENTES, APLICADO SOBRE LOSA DE CONCRETO ACABADO PULIDO
P-CP	LOSA DE CONCRETO ACABADO PULIDO
P-CL	FIRME DE CONCRETO ACABADO LAVADO
P-PA	PAVIMENTO ASFALTICO

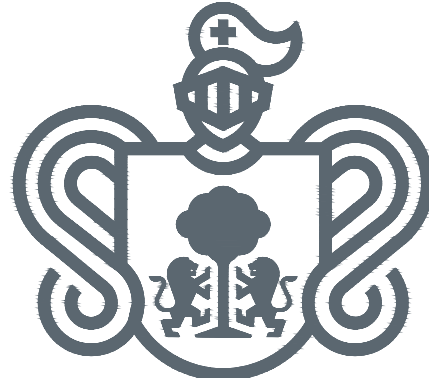

JALISCO
GOBIERNO DEL ESTADO

UBICACIÓN

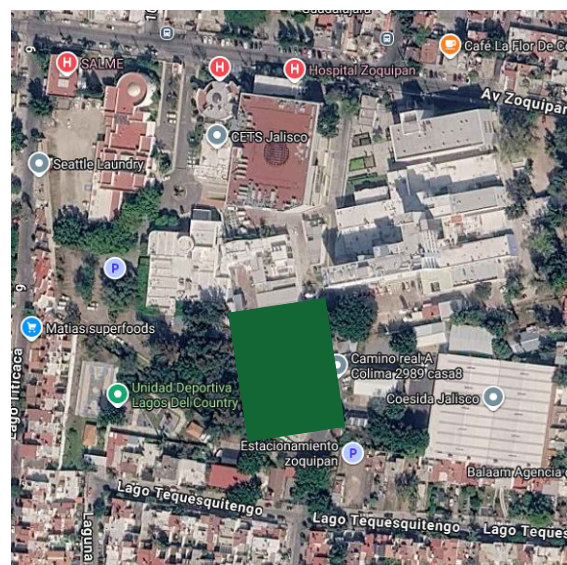

NOTAS:

VALIDACIÓN TÉCNICA



Dr. Héctor Raúl Pérez Gómez
Secretario de Salud Jalisco

Dr. Sergio Quintero Luce
Coordinador de Salud Municipal de Secretaría de
Salud Jalisco

Dr. Yannick Raymond Auguste Nordin Servin
Director general del Sistema de Atención Médica de
Urgencias (SAMU)

Mtro. David Miguel Zamora Bueno
Secretario de Infraestructura y Obra Pública del Estado de
Jalisco

Mtro. Joel Iván Zúñiga Gosálvez
Director General de Proyectos de Ingeniería

DATOS GENERALES

Localización: Tequesquite No. 2600, Col. Lagos del

Municipio: Zapopan, Jal.

PROYECTO:

REHABILITACIÓN DE COMEDOR, DORMITORIOS, APOYO ADMINISTRATIVO Y PASILLOS EN LAS INSTALACIONES DEL SISTEMA DE ATENCIÓN MÉDICA URGENCIAS (SAMU), UBICADO EN EL MUNICIPIO DE ZAPOPAN, JALISCO.

CONTENIDO:

ACABADOS DE PISOS

ESCALA:

1:100

FECHA:

JULIO 2026


CLAVE DE PLANO:

PI-01




Infraestructura
y Obra Pública

SISTEMA DE ATENCIÓN MÉDICA DE URGENCIAS SAMU SIOP-E-SMA-OB-LP-0479-2026




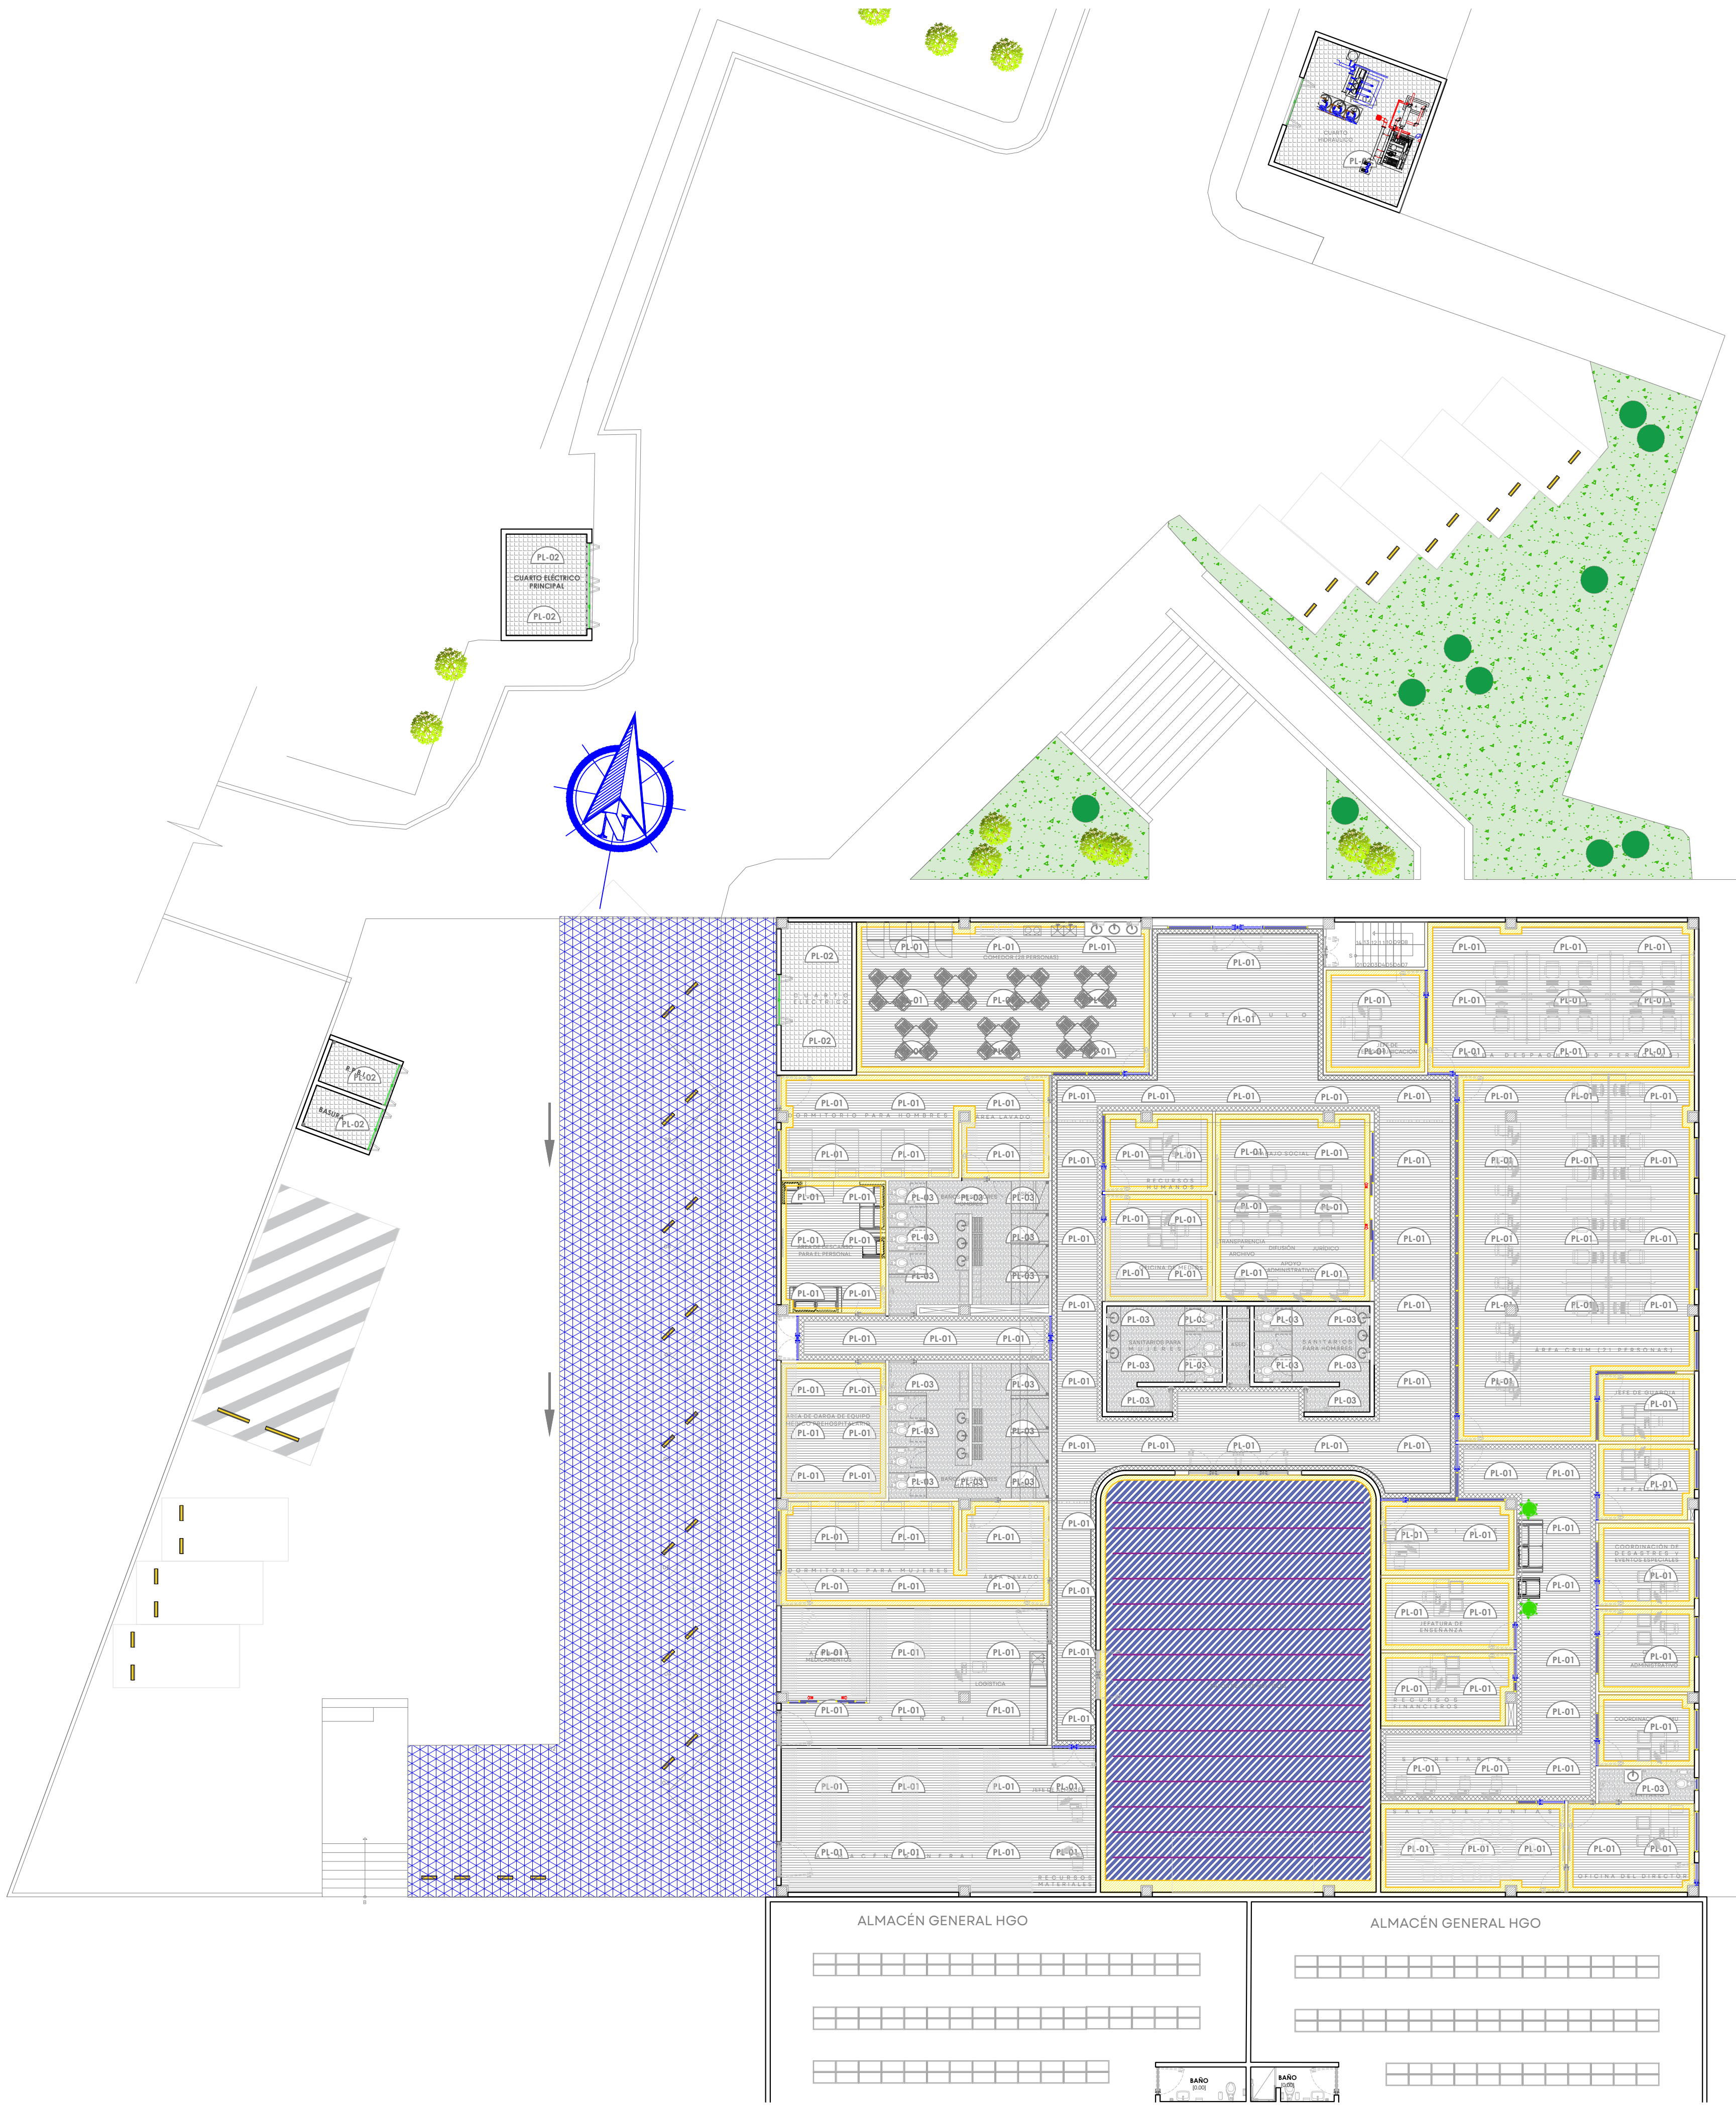


ACABADOS EN PLAFONES	
SIMBOLOGÍA	DESCRIPCIÓN
	CAJILLO PERIMETRAL A BASE DE TABLERO DE YESO DE 1/2", ARMADO CON BASTIDOR METÁLICO DE 6.35CM, ACABADO DE PINTURA VINÍLICA ACRILICA MARCA COMEX, VINIMEX MATE COLOR BLANCO [VER DETALLE 1]
	CAJILLO PERIMETRAL A BASE DE TABLERO DE YESO DE 1/2", ARMADO CON BASTIDOR METÁLICO DE 6.35CM, ACABADO DE PINTURA VINÍLICA ACRILICA MARCA COMEX, VINIMEX MATE COLOR BLANCO [VER DETALLE 2]
	PLAFÓN DE TABLAROCA, 12.70MM DE ESPESOR, TIPO FIRECODE "C", ARMADO SOBRE UNA ESTRUCTURA DE ACERO GALVANIZADO ACABADO PINTURA VINIL ACRILICA MARCA COMEX, VINIMEX MATE COLOR BLANCO
	ACABADO DE LOSA APALILLADO FINO, PINTURA COMEX COLOR BLANCO O SIMILAR
	PLAFÓN DE TABLERO DE YESO RESISTENTE A LA HUMEDAD, 12.70MM DE ESPESOR, TIPO FIRE CODE "C", ARMADO SOBRE UNA ESTRUCTURA DE ACERO GALVANIZADO ACABADO PINTURA VINIL ACRILICA MARCA COMEX, VINIMEX MATE COLOR BLANCO


CAJILLO TIPO A

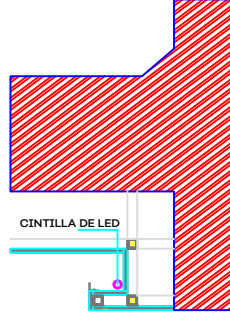

CAJILLO TIPO B

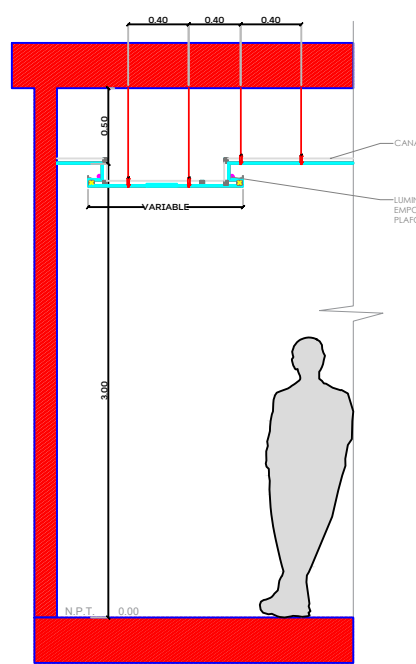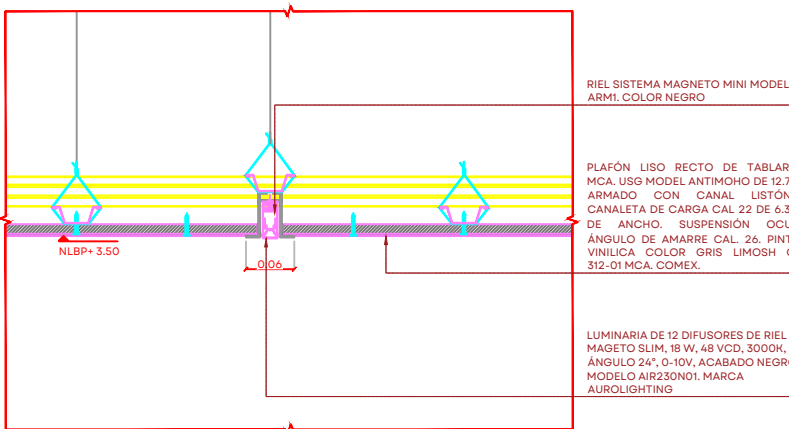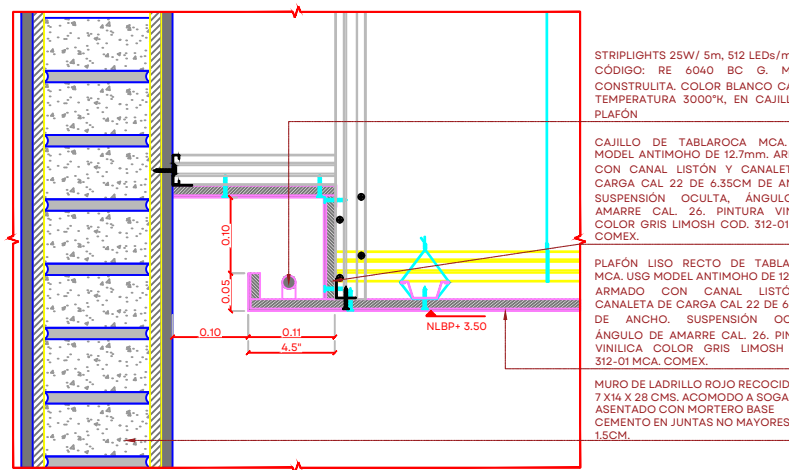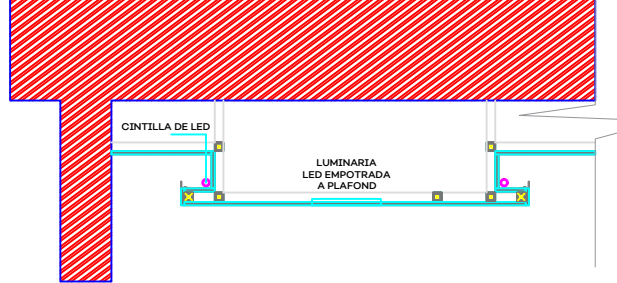

UBICACIÓN

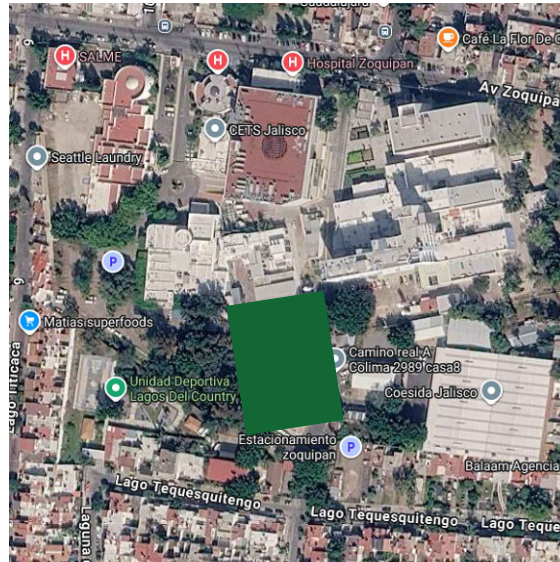

NOTAS:

VALIDACIÓN TÉCNICA



Dr. Héctor Raúl Pérez Gómez
Secretario de Salud Jalisco

Dr. Héctor Hugo Bravo Hernández
Director General del OPD Servicios de Salud Jalisco

Dr. Manuel Alejandro Barajas Zambrano
Subdirector General Médico del OPD Servicios de Salud Jalisco

Dr. Sergio Quintero Luce
Coordinador de Salud Municipal de Secretaría de Salud Jalisco

AUTORIZACIÓN:

Mtro. David Miguel Zamora Bueno
Secretario de Infraestructura y Obra Pública del Estado de Jalisco

Mtro. Joel Iván Zúñiga Gosalvez
Director General de Proyectos de Ingeniería

DATOS GENERALES

Localización: Tequesquitengo No. 2600, Col. Lagos del

Municipio: Zapopan, Jal.

PROYECTO:

REHABILITACIÓN DE COMEDOR, DORMITORIOS, APOYO ADMINISTRATIVO Y PASILLOS EN LAS INSTALACIONES DEL SISTEMA DE ATENCIÓN MÉDICA URGENCIAS (SAMU), UBICADO EN EL MUNICIPIO DE ZAPOPAN, JALISCO.

CONTENIDO:

ACABADOS EN PLAFONES

ESCALA:

1:150


FECHA:

JULIO 2026

CLAVE DE PLANO:

ARQ-01



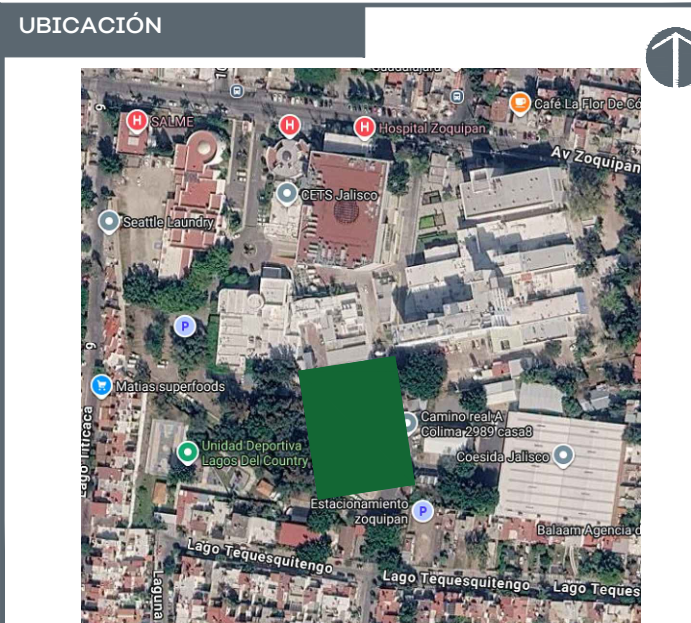

NOTAS:

VALIDACIÓN TÉCNICA

Dr. Héctor Raúl Pérez Gómez
Secretario de Salud Jalisco

Dr. Sergio Quintero Luce
Coordinador de Salud Municipal de Secretaría de
Salud Jalisco

Dr. Yannick Raymond Auguste Nordin Servin
Director general del Sistema de Atención Médica de
Urgencias (SAMU)

Mtro. David Miguel Zamora Bueno
Secretario de Infraestructura y Obra Pública del Estado de Jalisco

Mtro. Joel Iván Zúñiga Gosálvez
Director General de Proyectos de Ingeniería

DATOS GENERALES

Localización: Tequesquitengo No. 2600, Col. Lagos del

Municipio: Zapopan, Jalisco

PROYECTO: REHABILITACIÓN DE COMEDOR, DORMITORIOS, APOYO ADMINISTRATIVO Y PASILLOS EN LAS INSTALACIONES DEL SISTEMA DE ATENCIÓN MÉDICA URGENCIAS (SAMU), UBICADO EN EL MUNICIPIO DE ZAPOPÁN, JALISCO.

CONTENIDO:

ACABADOS PUERTAS

ESCALA:

1:100

FECHA:

JUL 10 2024


CLAVE DE PLANO:

ARQ-0




Infraestructura y Obra Pública

SISTEMA DE ATENCIÓN MÉDICA DE URGENCIAS SAMU SIOP-E-SMA-OB-LP-0479-2026

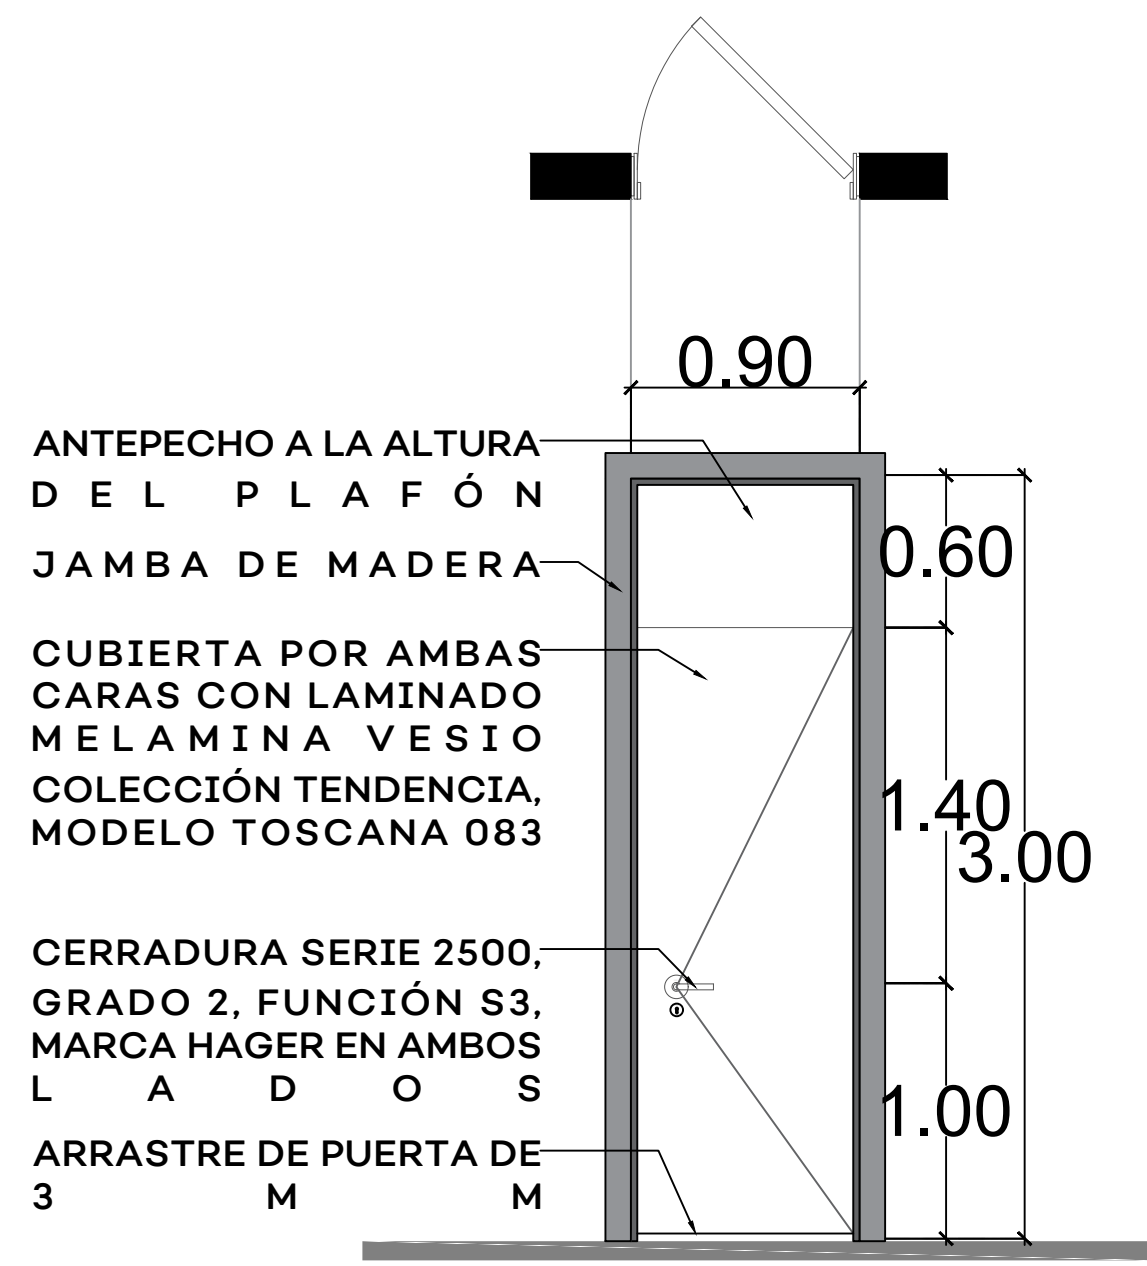


PT-01
1 HOJA ABATIBLE
PUERTA FABRICADA EN TAMBOR CON BASTIDOR DE MADERA DE 1-1/2", FORRADO CON TRIPLAY DE 6 MM, CUBIERTO POR AMBAS CARAS CON LAMINADO MELAMINA VESIO MODELO TOSCANA 083. COLECCIÓN TENDENCIA. CON JAMBA DE TRIPLAY DE 6MM CUBIERTO CON LAMINADO MELAMINA VESIO MODELO TOSCANA 083. PUERTA CENTRADA A VANO.

PT-01

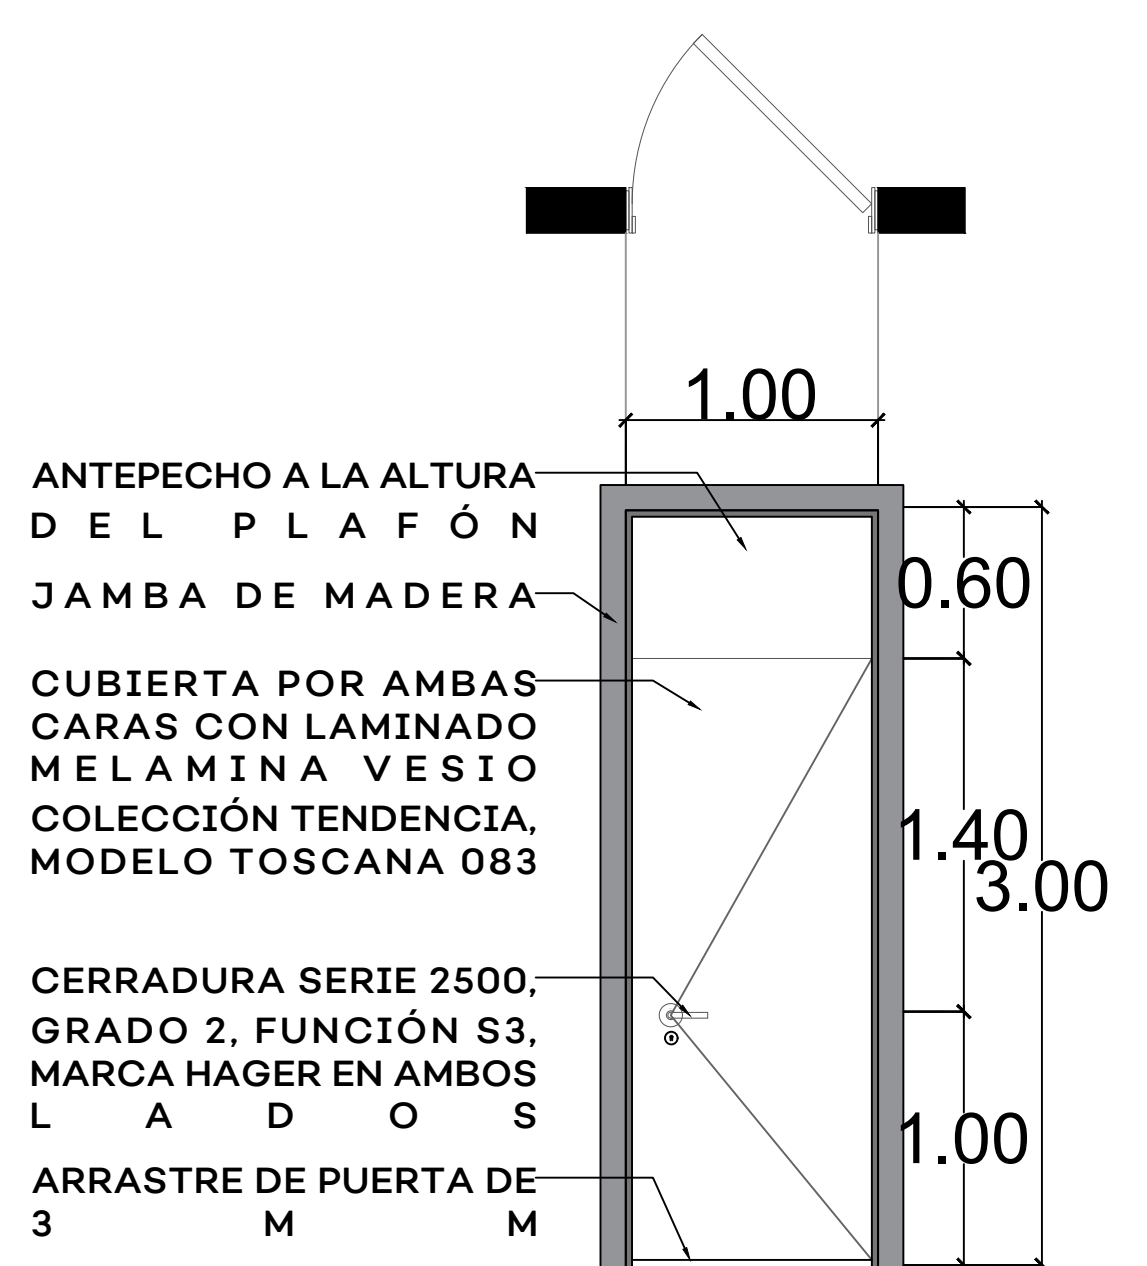


PT-02
1 HOJA ABATIBLE
PUERTA FABRICADA EN TAMBOR CON BASTIDOR DE MADERA DE 1-1/2", FORRADO CON TRIPLAY DE 6 MM, CUBIERTO POR AMBAS CARAS CON LAMINADO MELAMINA VESIO MODELO TOSCANA 083. COLECCIÓN TENDENCIA. CON JAMBA DE TRIPLAY DE 6MM CUBIERTO CON LAMINADO MELAMINA VESIO MODELO TOSCANA 083. PUERTA CENTRADA A VANO.

PT-02

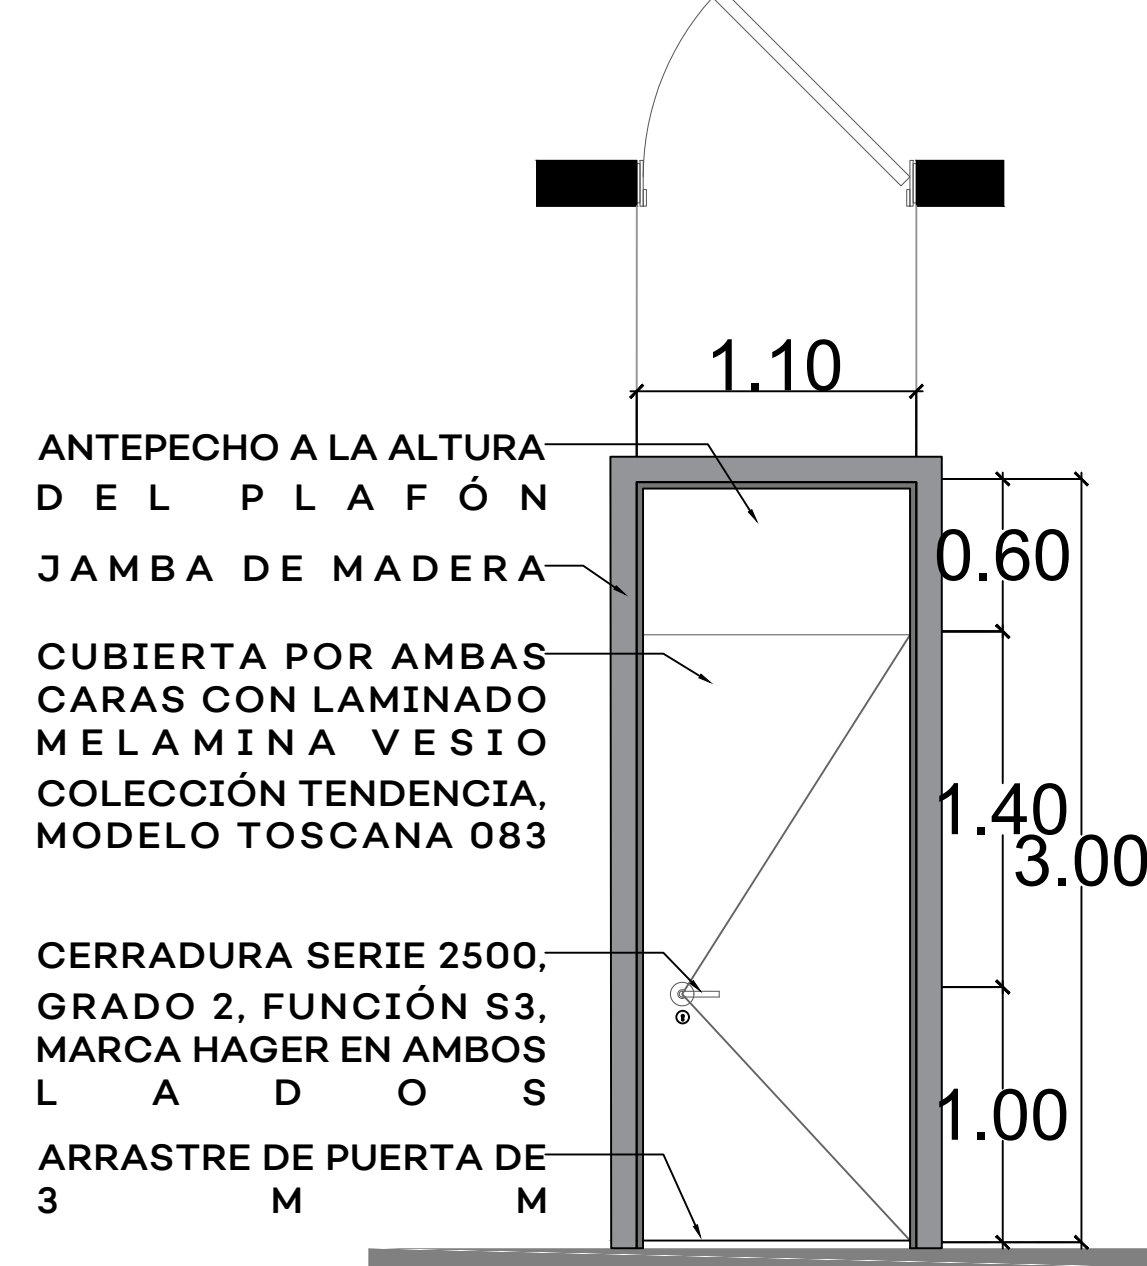


PT-03
1 HOJA ABATIBLE
PUERTA FABRICADA EN TAMBOR CON BASTIDOR DE MADERA DE 1-1/2", FORRADO CON TRIPLAY DE 6 MM, CUBIERTO POR AMBAS CARAS CON LAMINADO MELAMINA VESIO MODELO TOSCANA 083. COLECCIÓN TENDENCIA. CON JAMBA DE TRIPLAY DE 6MM CUBIERTO CON LAMINADO MELAMINA VESIO MODELO TOSCANA 083. PUERTA CENTRADA A VANO.

PT-03

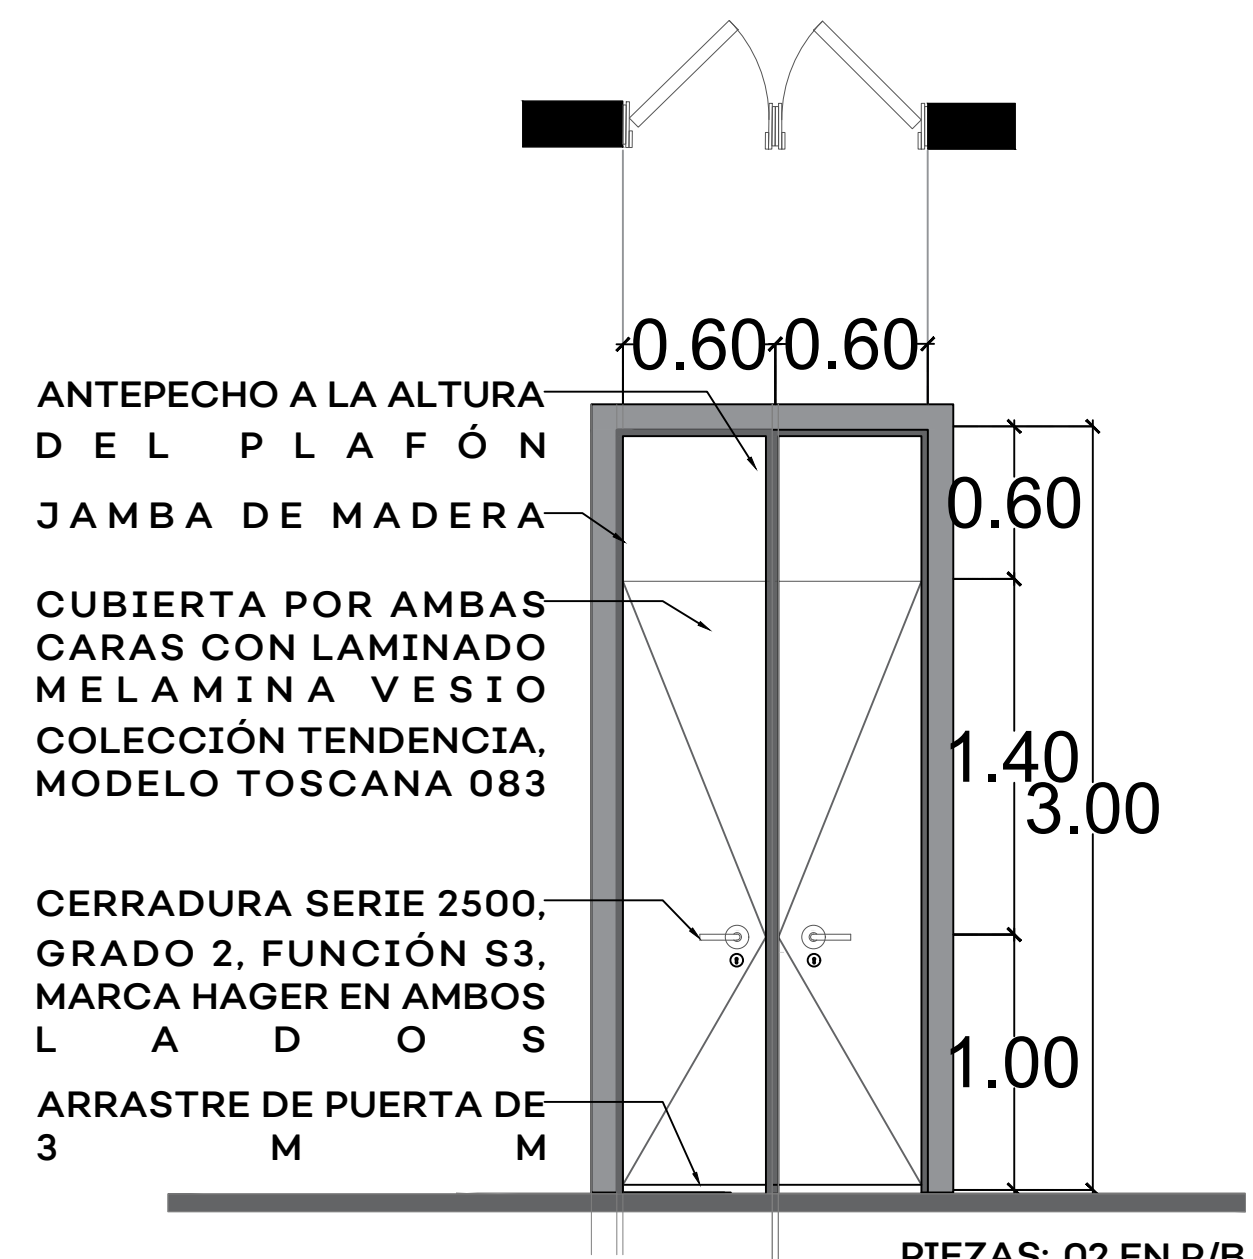


PT-04
1 HOJA ABATIBLE
PUERTA FABRICADA EN TAMBOR CON BASTIDOR DE MADERA DE 1-1/2", FORRADO CON TRIPLAY DE 6 MM, CUBIERTO POR AMBAS CARAS CON LAMINADO MELAMINA VESIO MODELO TOSCANA 083. COLECCIÓN TENDENCIA. CON JAMBA DE TRIPLAY DE 6MM CUBIERTO CON LAMINADO MELAMINA VESIO MODELO TOSCANA 083. PUERTA CENTRADA A VANO.

PT-04

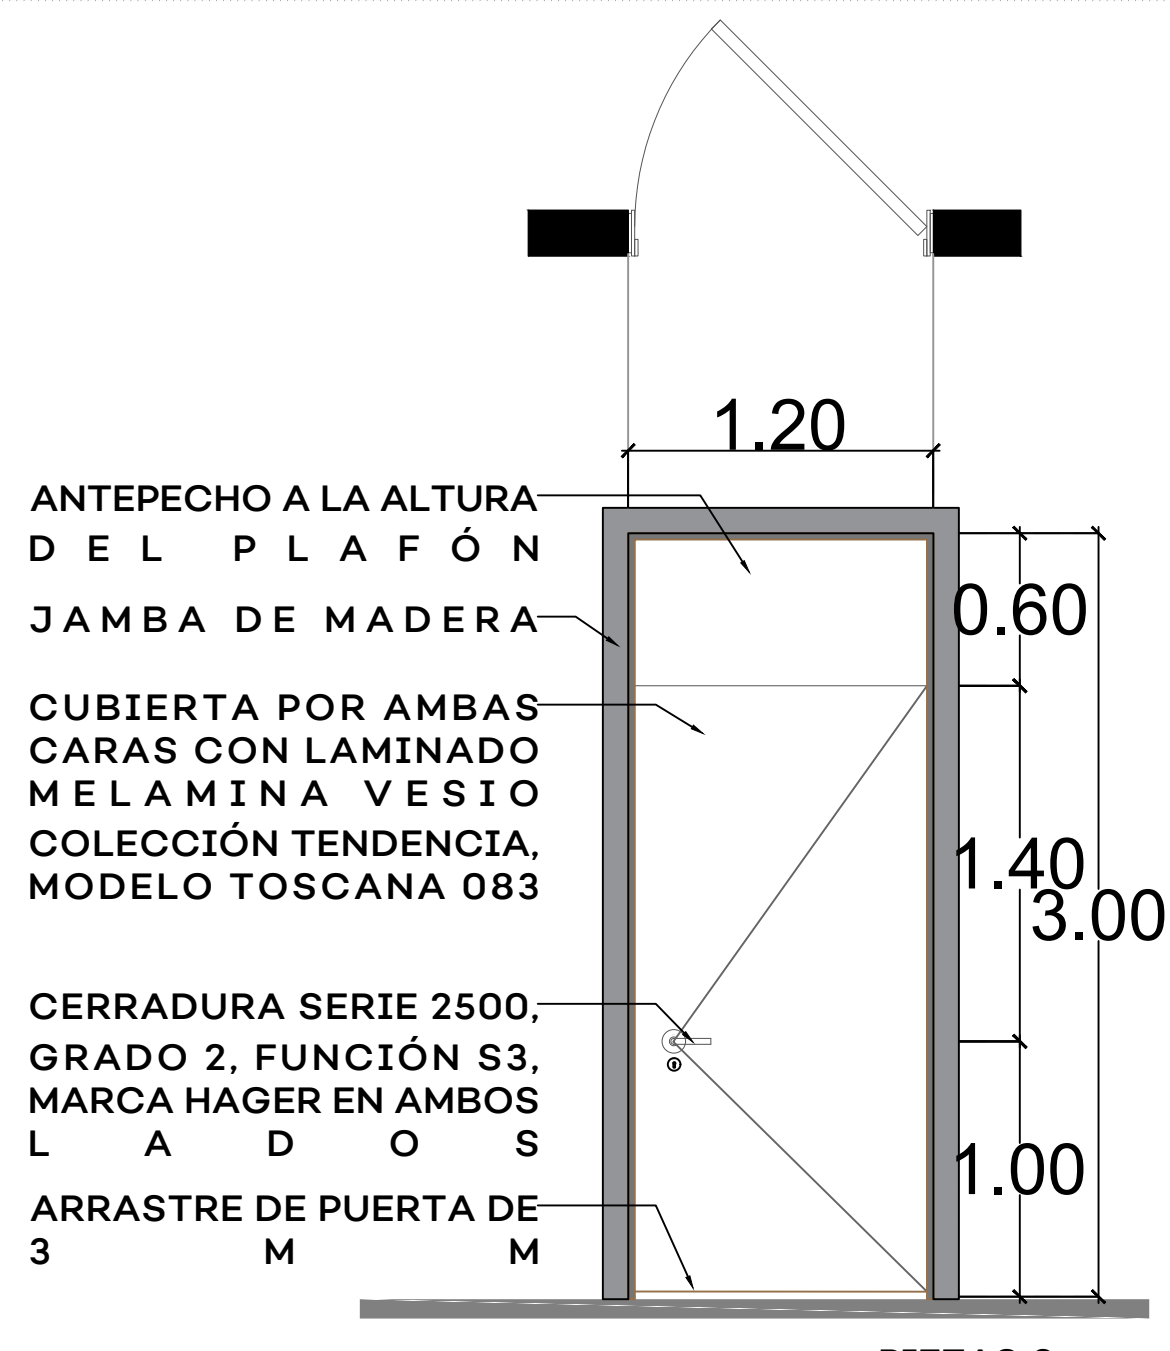


PT-05
1 HOJA ABATIBLE
PUERTA FABRICADA EN TAMBOR CON BASTIDOR DE MADERA DE 1-1/2", FORRADO CON TRIPLAY DE 6 MM, CUBIERTO POR AMBAS CARAS CON LAMINADO MELAMINA VESIO MODELO TOSCANA 083. COLECCIÓN TENDENCIA. CON JAMBA DE TRIPLAY DE 6MM CUBIERTO CON LAMINADO MELAMINA VESIO MODELO TOSCANA 083. PUERTA CENTRADA A VANO.

PT-05

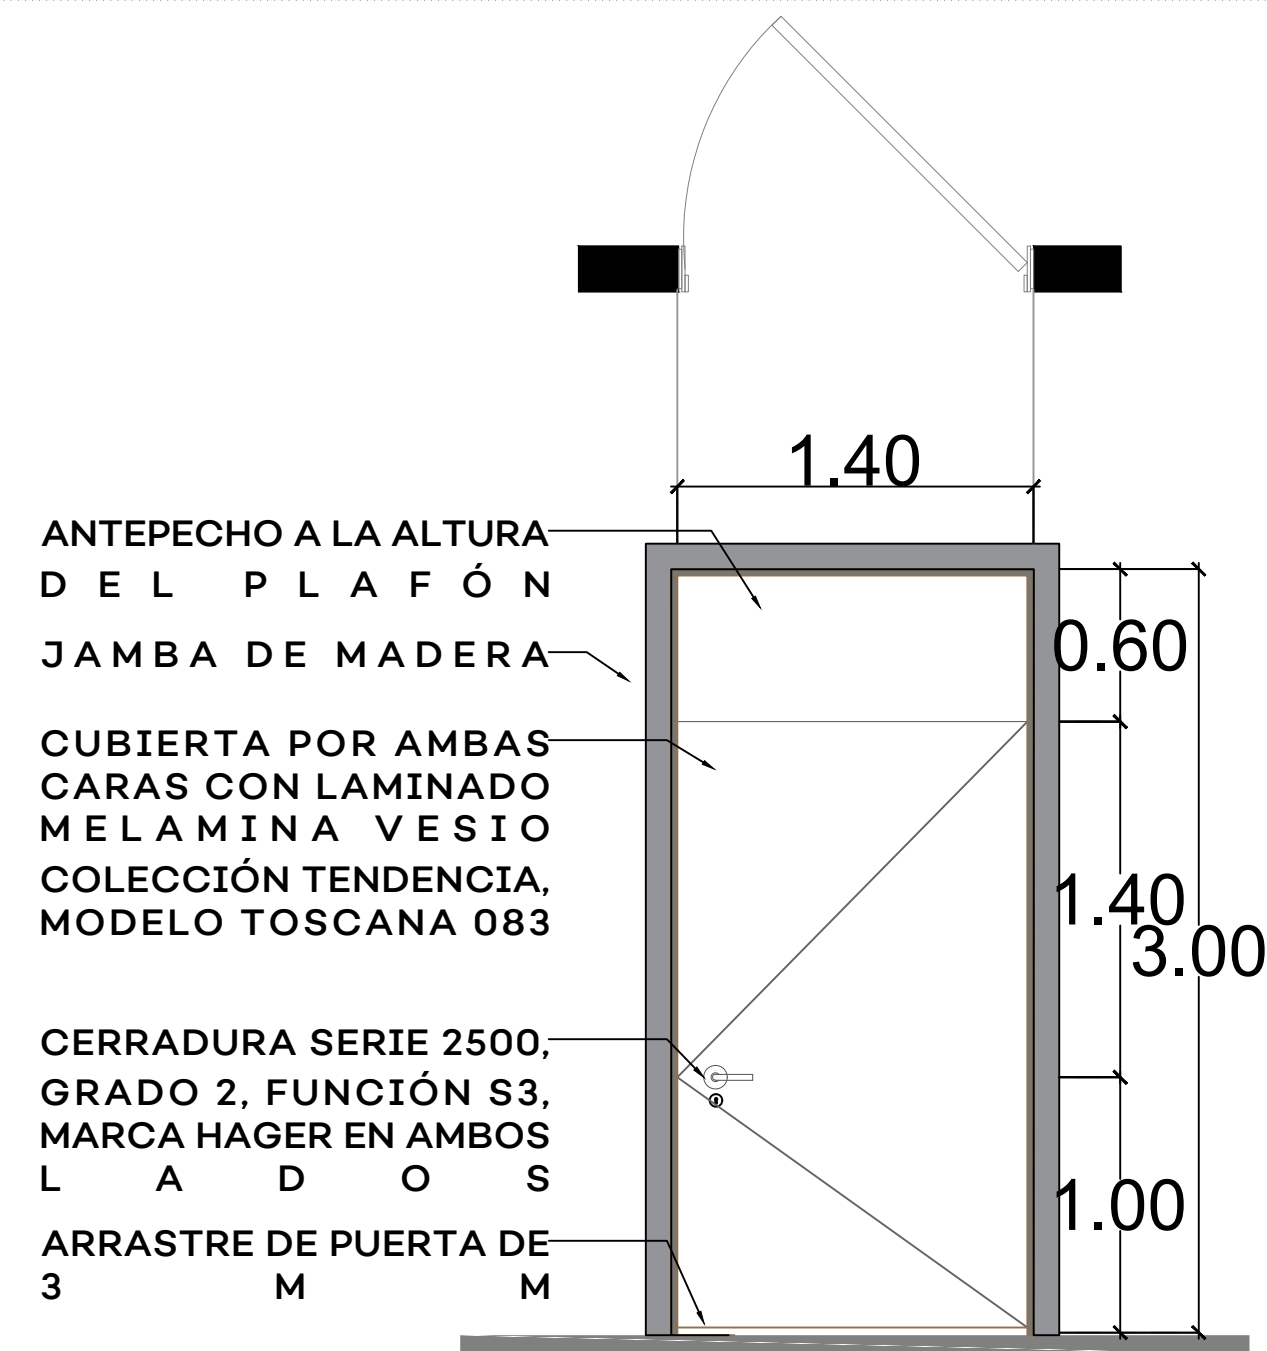

PT-06
1 HOJA ABATIBLE
PUERTA FABRICADA EN TAMBOR CON BASTIDOR DE MADERA DE 1-1/2", FORRADO CON TRIPLAY DE 6 MM, CUBIERTO POR AMBAS CARAS CON LAMINADO MELAMINA VESIO MODELO TOSCANA 083. COLECCIÓN TENDENCIA. CON JAMBA DE TRIPLAY DE 6MM CUBIERTO CON LAMINADO MELAMINA VESIO MODELO TOSCANA 083. PUERTA CENTRADA A VANO.

PT-06

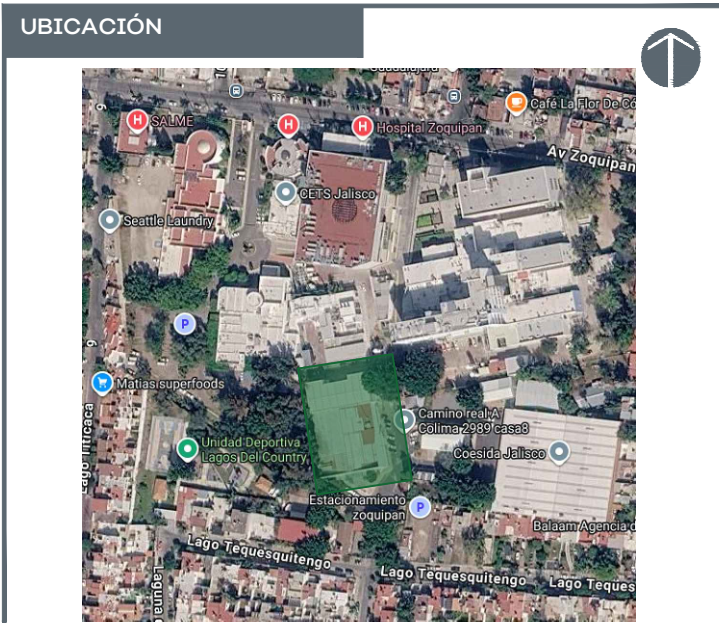

NOTAS:

VALIDACIÓN TÉCNICA

Dr. Héctor Raúl Pérez Gómez
Secretario de Salud Jalisco

Dr. Sergio Quintero Luce
Coordinador de Salud Municipal de Secretaría de Salud Jalisco

Dr. Yannick Raymond Auguste Nordin Servin
Director general del Sistema de Atención Médica de Urgencias (SAMU)

Mtro. David Miguel Zamora Bueno
Secretario de Infraestructura y Obra Pública del Estado de Jalisco

Mtro. Joel Iván Zúñiga Gosálvez
Director General de Proyectos de Ingeniería

DATOS GENERALES

Localización: Tequesquitengo No. 2600, Col. Lagos del

Municipio: Zapopan, Jal.

PROYECTO:

REHABILITACIÓN DE COMEDOR, DORMITORIOS, APOYO ADMINISTRATIVO Y PASILLOS EN LAS INSTALACIONES DEL SISTEMA DE ATENCIÓN MÉDICA URGENCIAS (SAMU), UBICADO EN EL MUNICIPIO DE ZAPOPAN, JALISCO.

CONTENIDO:

DETALLES PUERTAS DE CARPINTERÍA

ESCALA:

1:100

FECHA:


JULIO 2026

CLAVE DE PLANO:

DET-PUERTAS-01



SISTEMA DE ATENCIÓN MÉDICA DE URGENCIAS SAMU SIOP-E-SMA-OB-LP-0479-2026



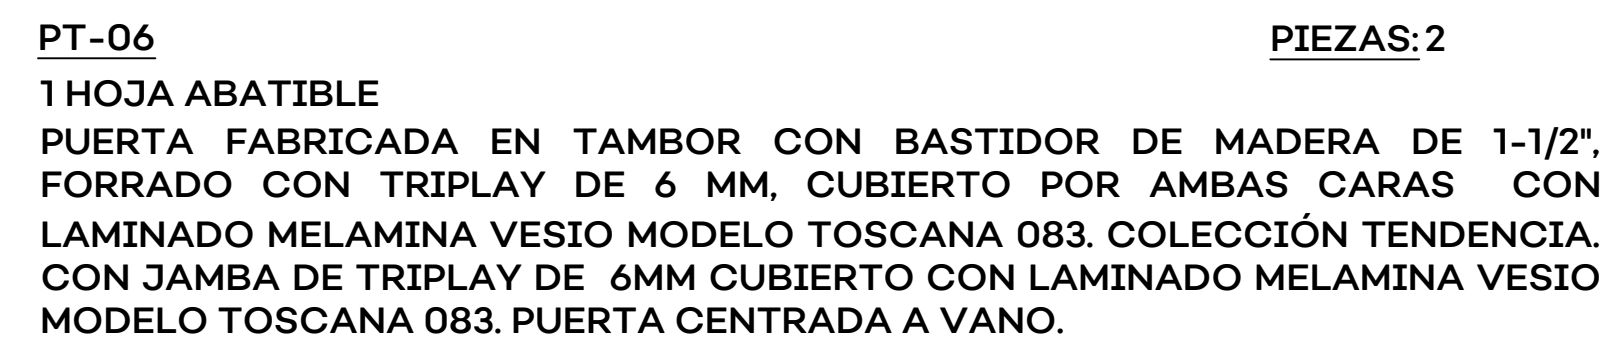


PT-04 **PIEZAS: 02 EN P/B**

1 HOJA ABATIBLE

PUERTA FABRICADA EN TAMBOR CON BASTIDOR DE MADERA DE 1-1/2",
FORRADO CON TRIPLAY DE 6 MM, CUBIERTO POR AMBAS CARAS CON
LAMINADO MELAMINA VESIO MODELO TOSCANO 083. COLECCIÓN TENDENCIA.
CON JAMBA DE TRIPLAY DE 6MM CUBIERTO CON LAMINADO MELAMINA VESIO
MODELO TOSCANO 083. PUERTA CENTRADA A VANO.


**Infraestructura
y Obra Pública**

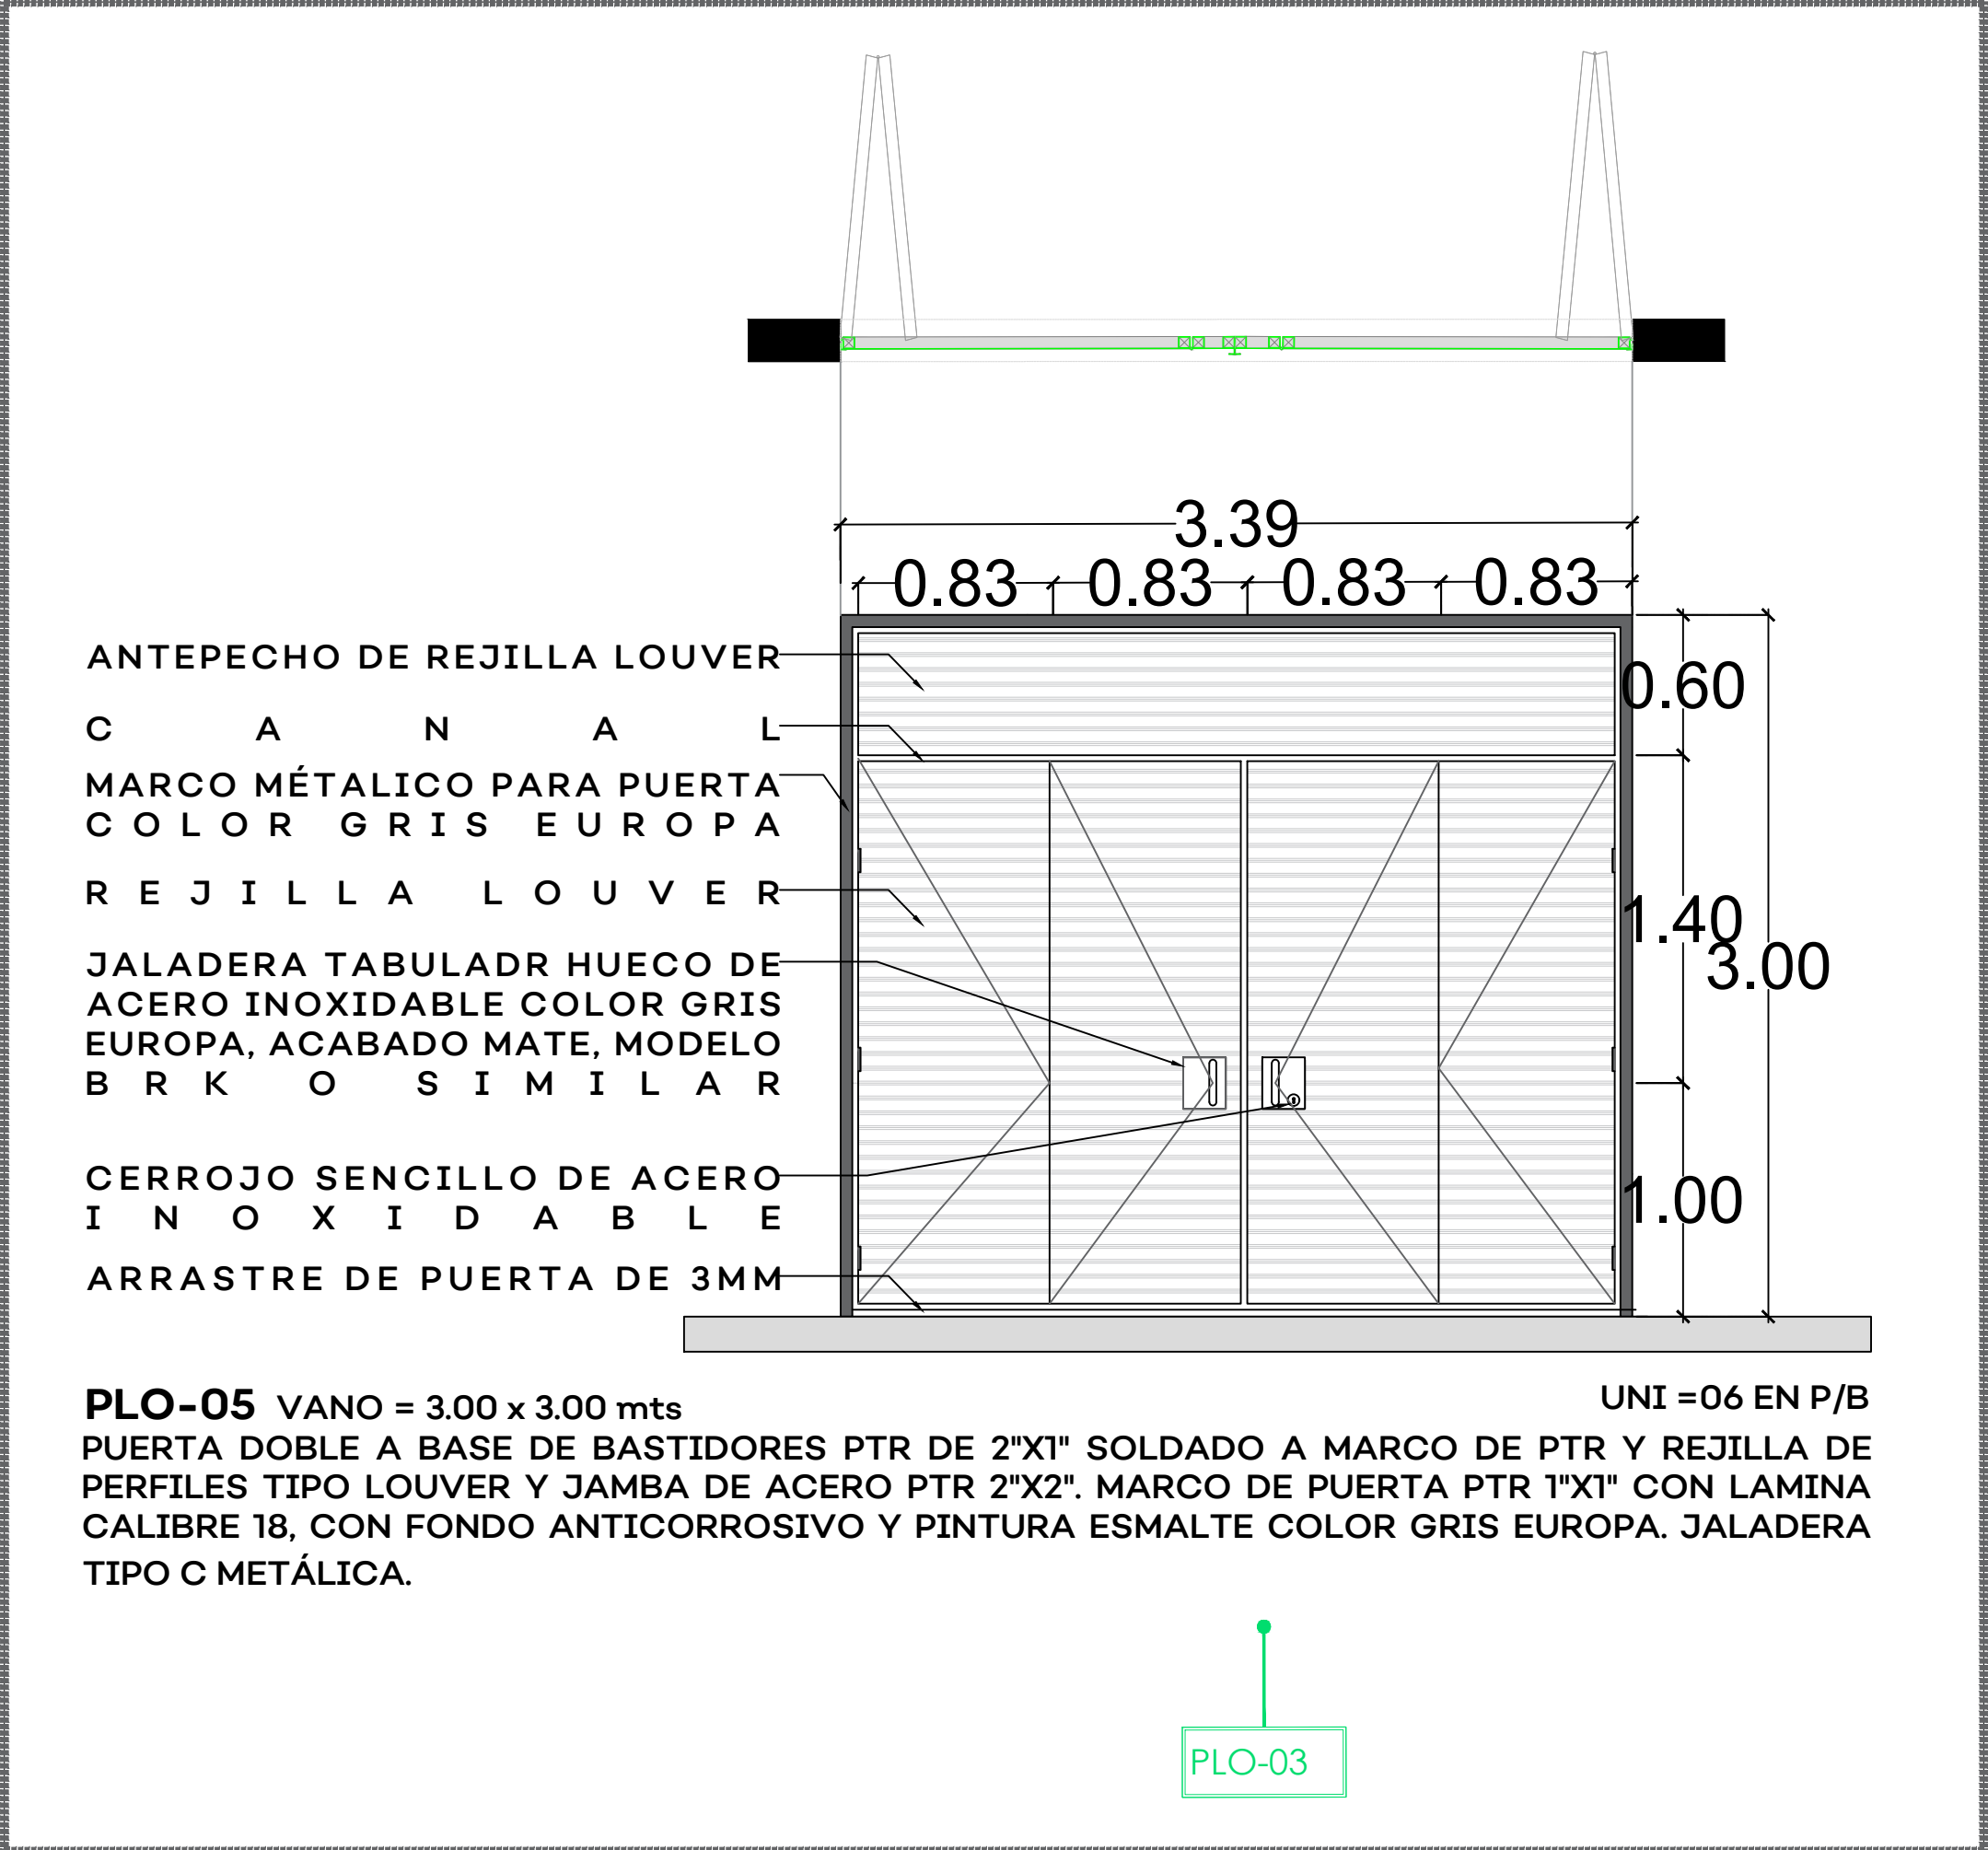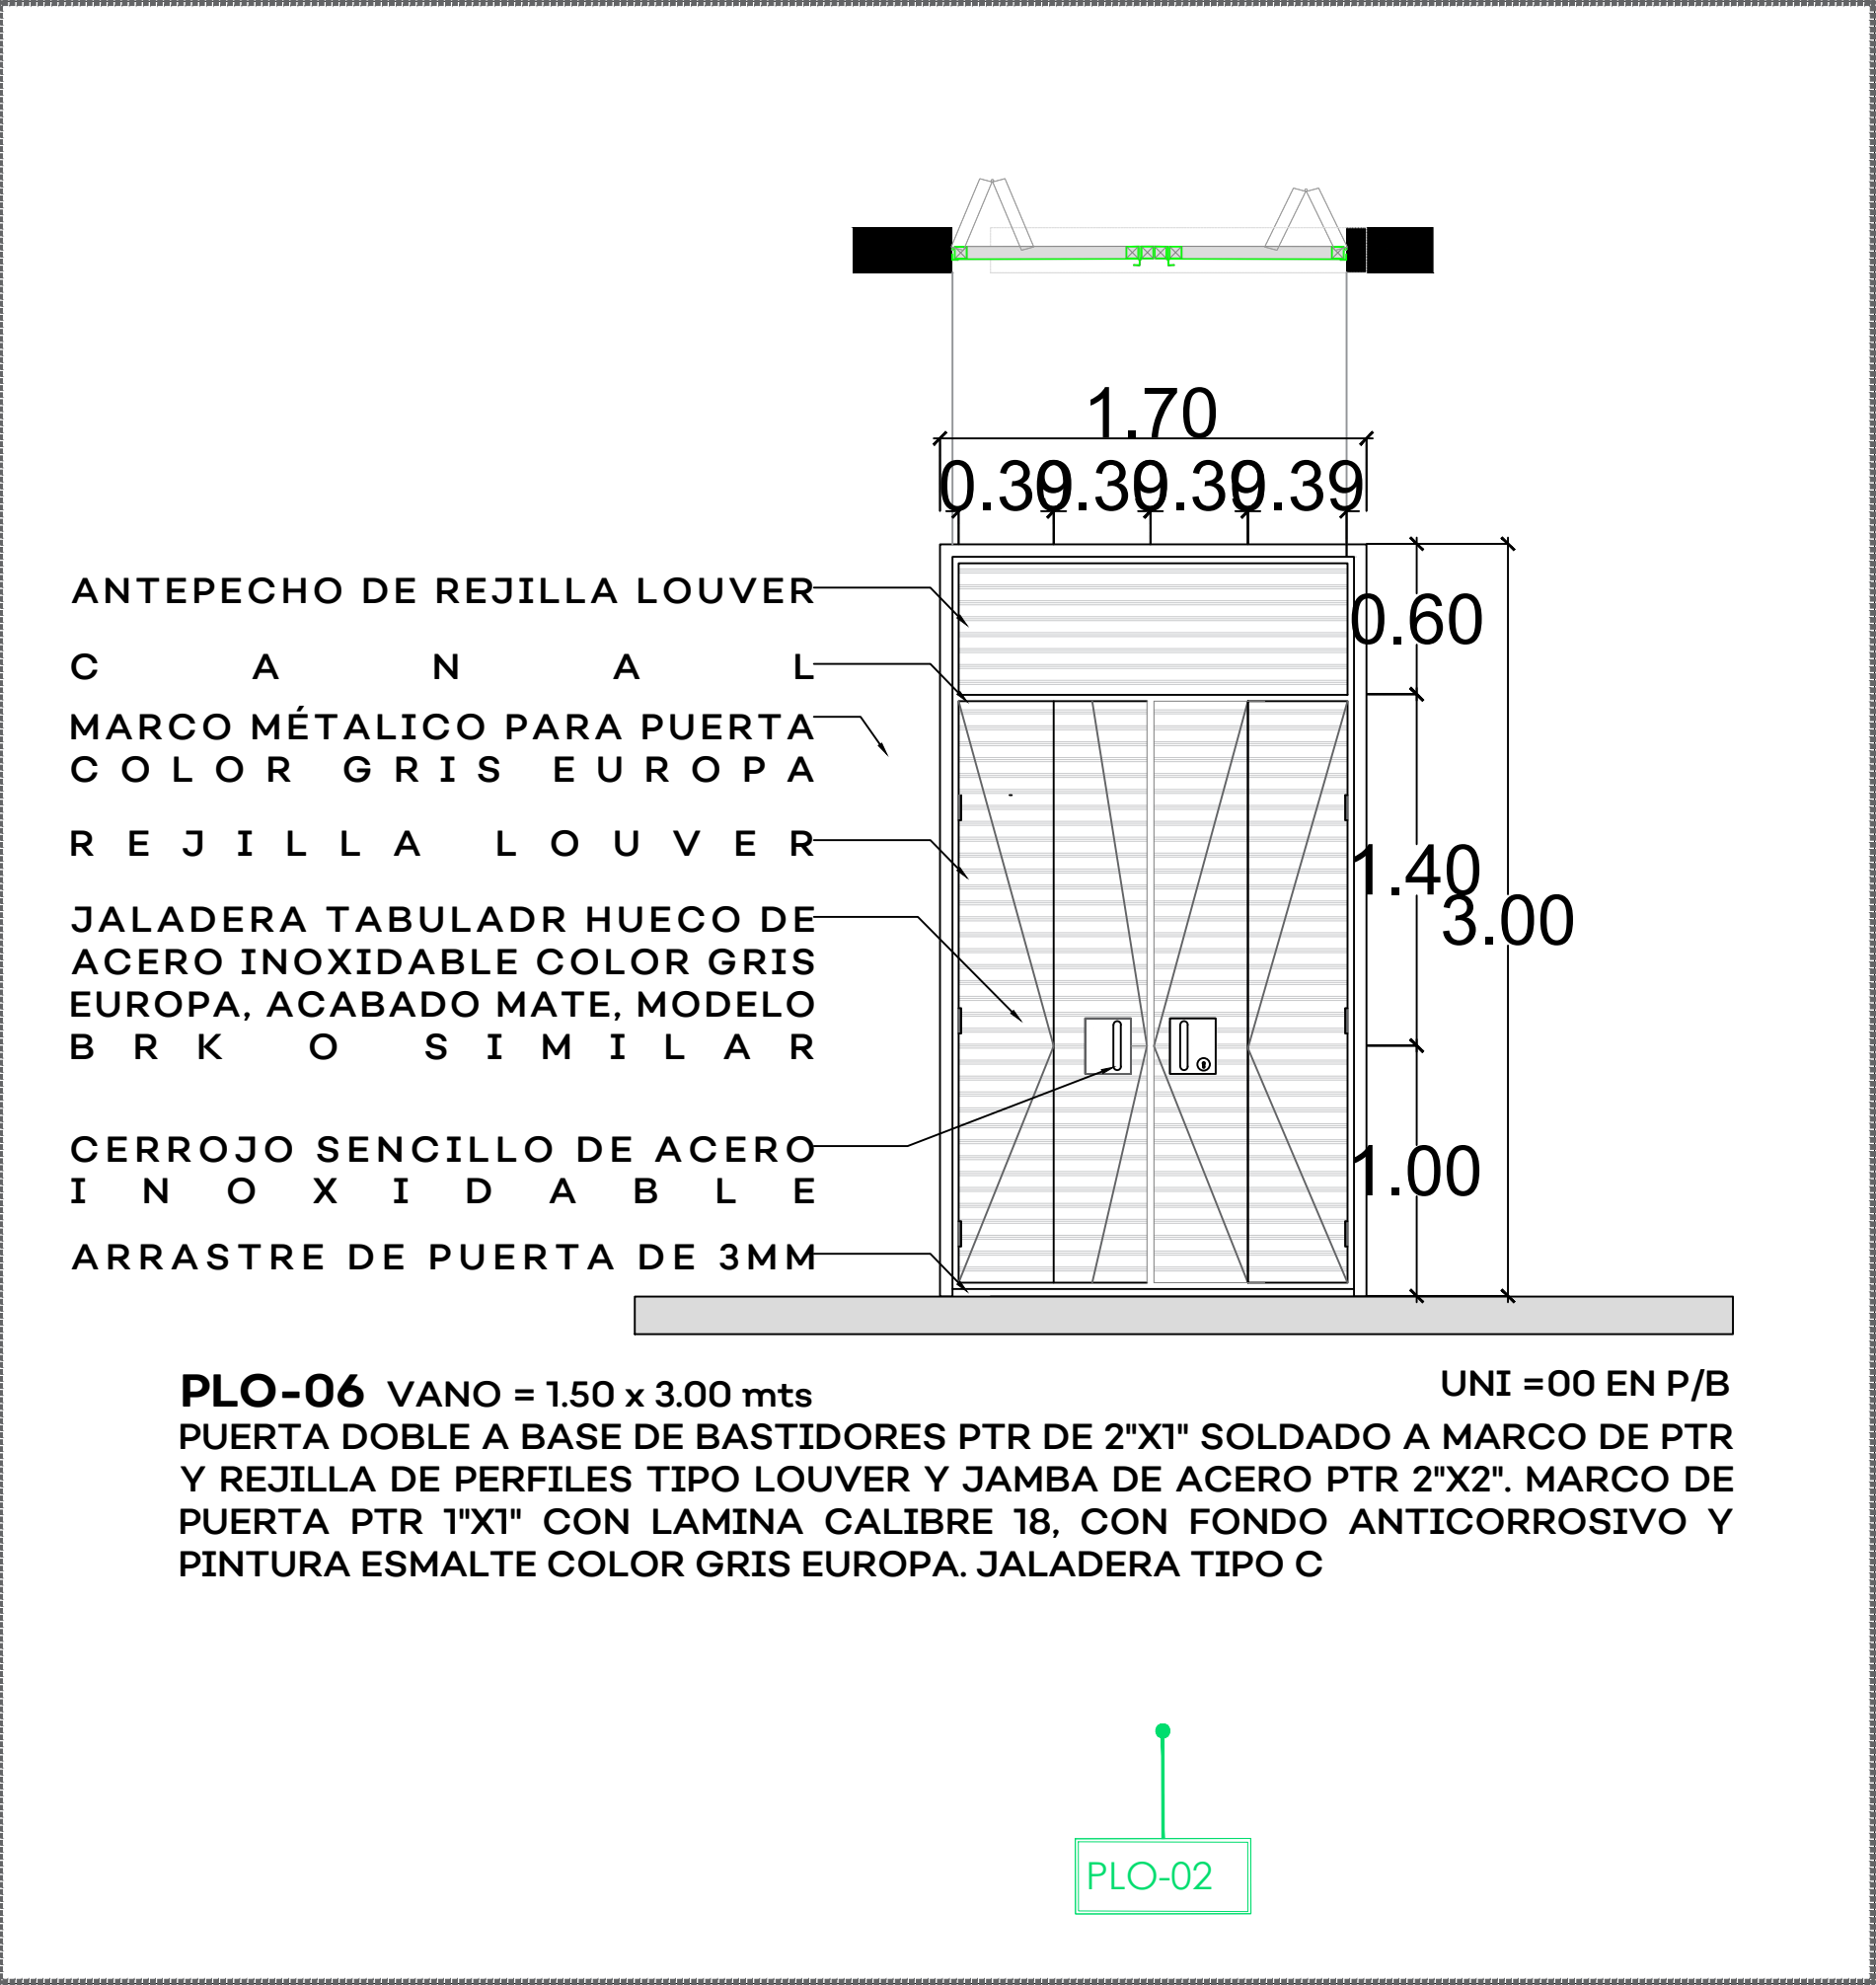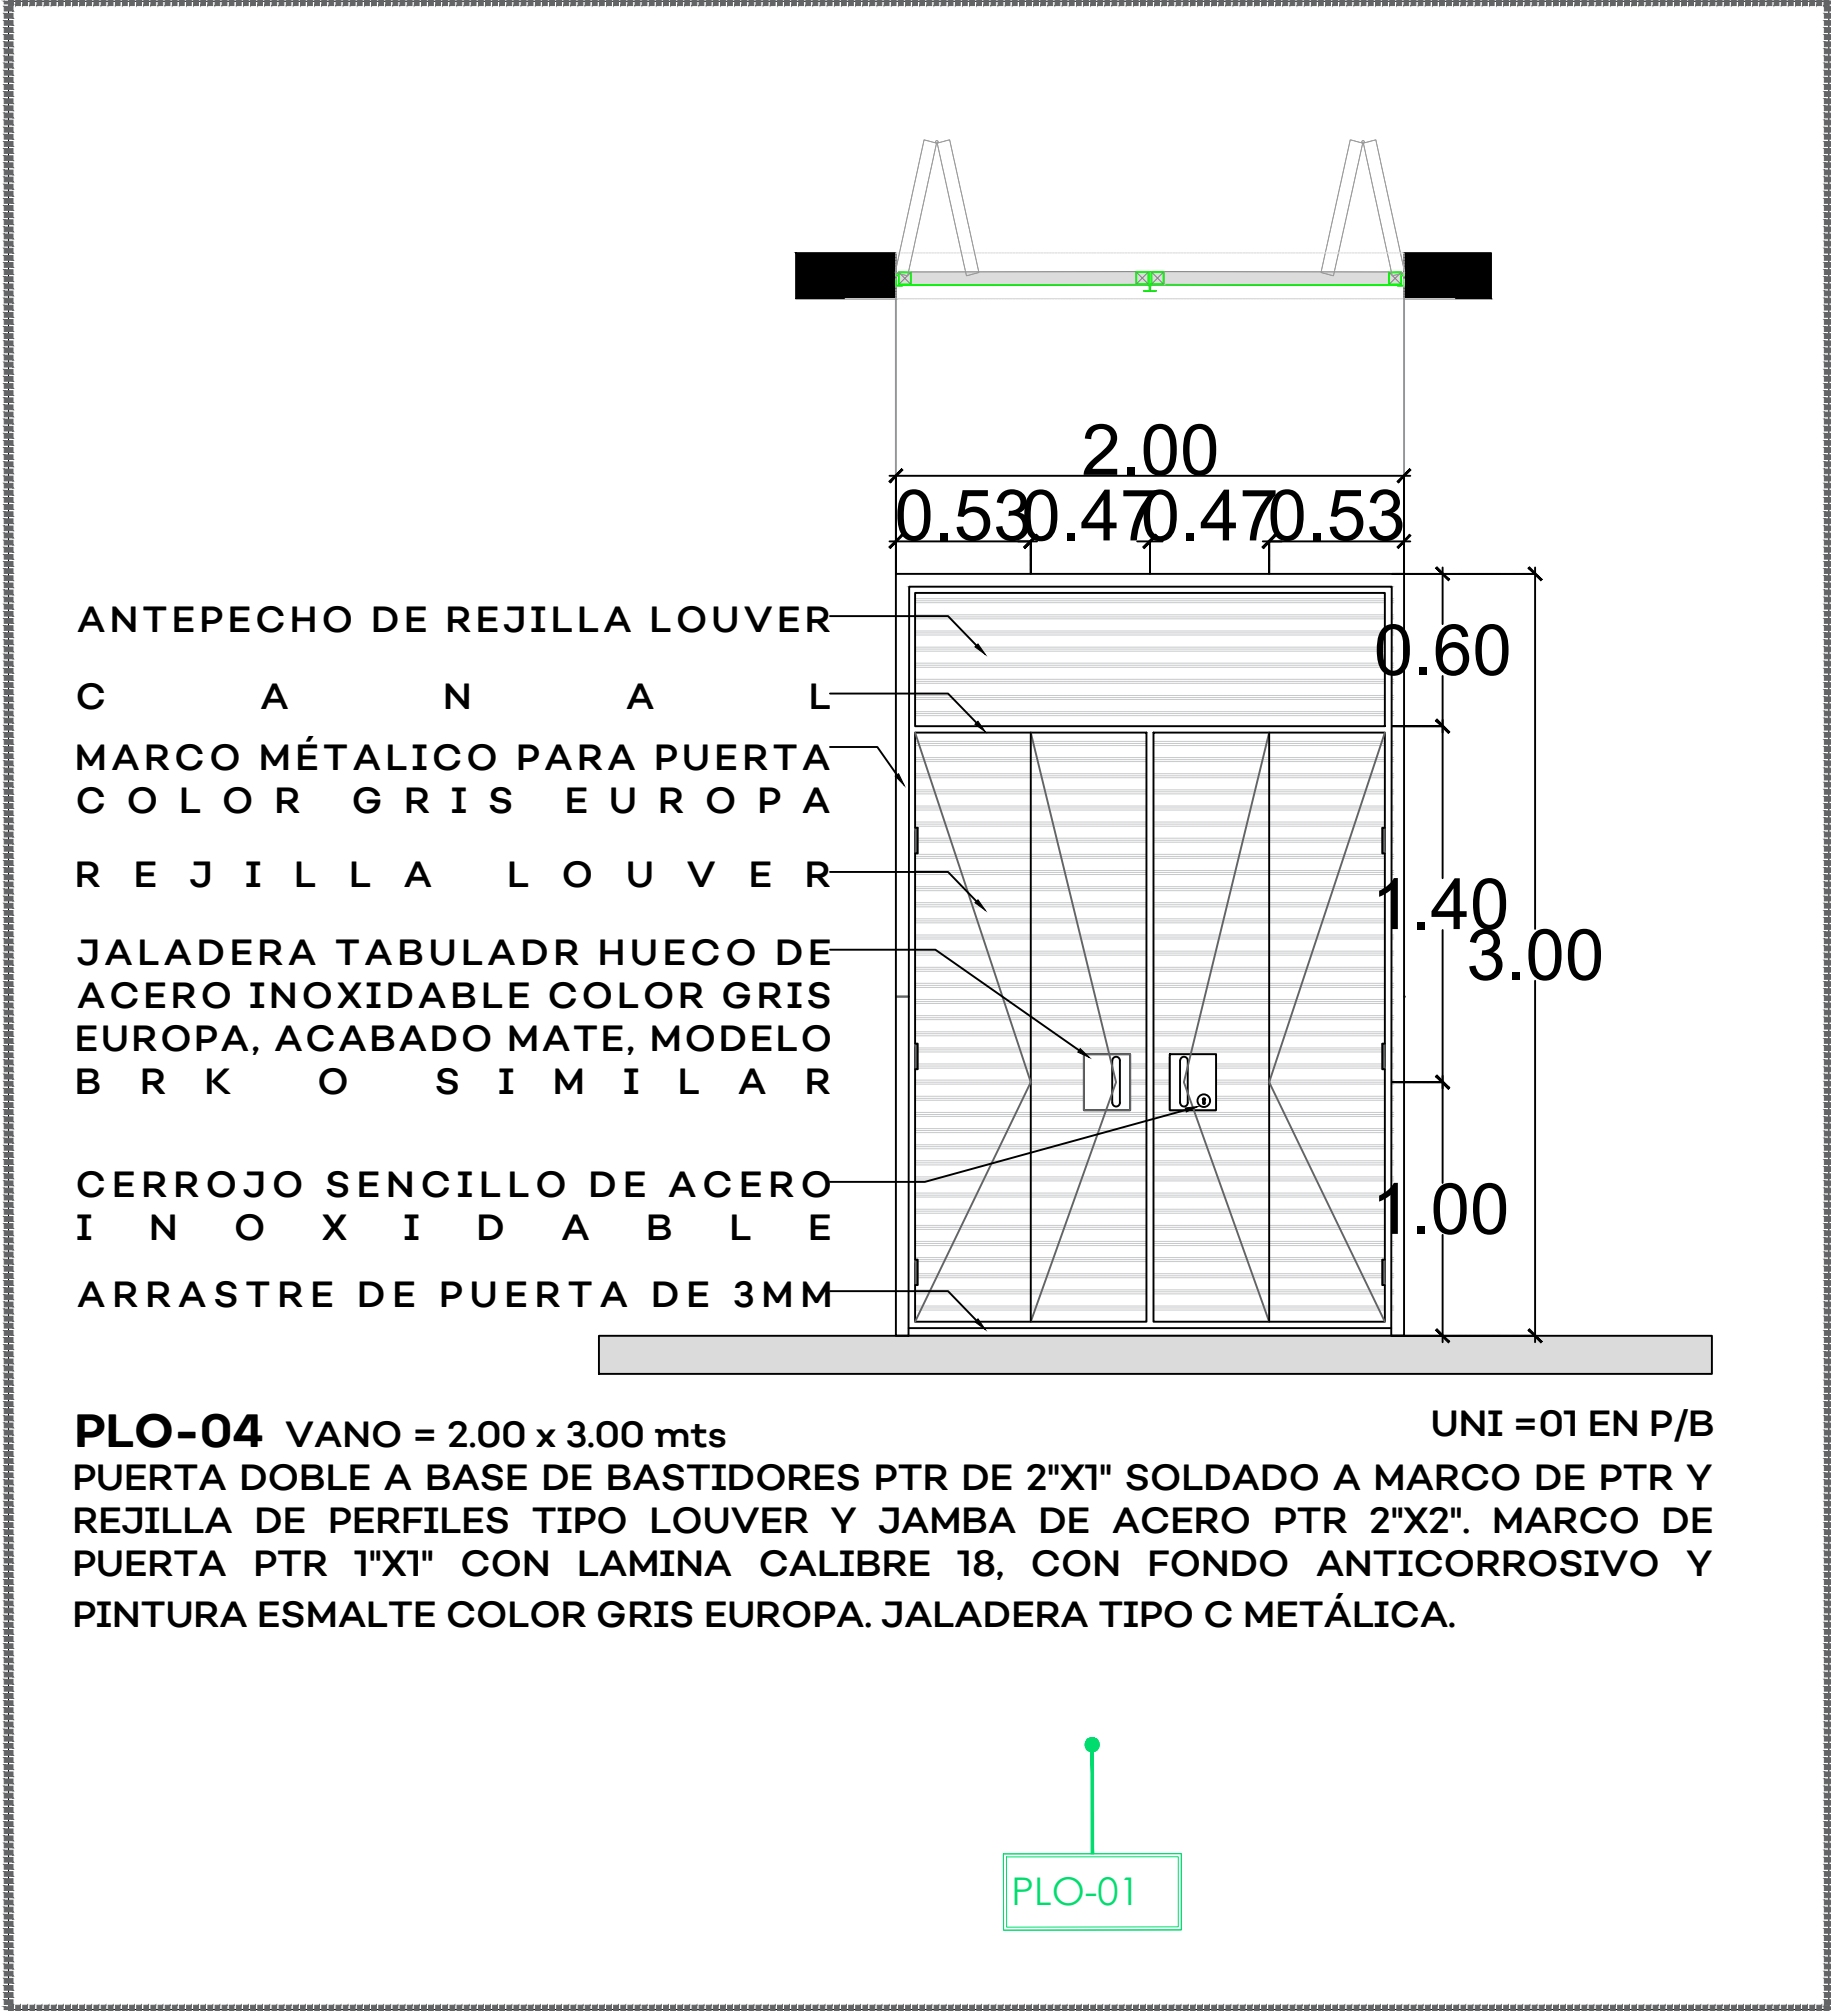



JALISCO
GOBIERNO DEL ESTADO

UBICACIÓN

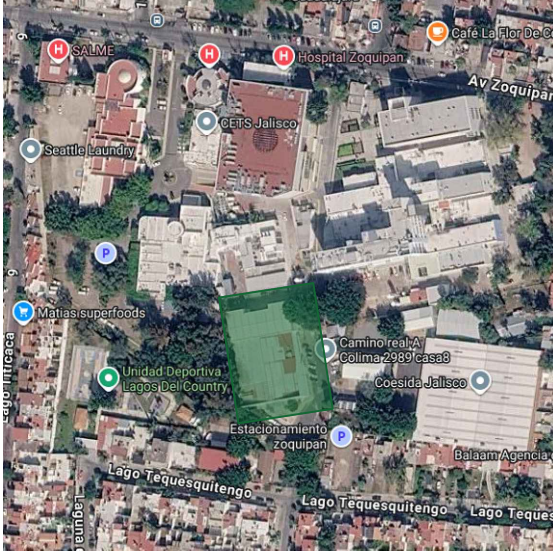

NOTAS:

VALIDACIÓN TÉCNICA

Dr. Héctor Raúl Pérez Gómez
Secretario de Salud Jalisco

Dr. Sergio Quintero Luce
Coordinador de Salud Municipal de Secretaría de Salud Jalisco

Dr. Yannick Raymond Auguste Nordin Servin
Director general del Sistema de Atención Médica de Urgencias (SAMU)

Mtro. David Miguel Zamora Bueno
Secretario de Infraestructura y Obra Pública del Estado de Jalisco

Mtro. Joel Iván Zúñiga Gosálvez
Director General de Proyectos de Ingeniería

DATOS GENERALES

Localización: Tequesquitengo No. 2600, Col. Lagos del

Municipio: Zapopan, Jal.

PROYECTO:

REHABILITACIÓN DE COMEDOR, DORMITORIOS, APOYO ADMINISTRATIVO Y PASILLOS EN LAS INSTALACIONES DEL SISTEMA DE ATENCIÓN MÉDICA URGENCIAS (SAMU), UBICADO EN EL MUNICIPIO DE ZAPOPAN, JALISCO.

CONTENIDO:

DETALLES PUERTAS LOUVER-HERRERIA

ESCALA: 1:100

FECHA: JULIO 2026

CLAVE DE PLANO: DET-PUERTAS-03





Mtro. David Miguel Zamora Bueno
Secretario de Infraestructura y Obra Pública del Estado de Jalisco

Mtro. Joel Iván Zúñiga Gosálvez
Director General de Proyectos de Ingeniería



PROYECTO: REHABILITACIÓN DE COMEDOR, DORMITORIOS, APOYO ADMINISTRATIVO Y PASILLOS EN LAS INSTALACIONES DEL SISTEMA DE ATENCIÓN MÉDICA URGENCIAS (SAMU), UBICADO EN EL MUNICIPIO DE ZAPOPÁN, JALISCO.

ESCALA:	FECHA:	CLAVE DE PLAN:
1:100	JULIO 2026	VENT Y ALUM-C





SISTEMA DE ATENCIÓN MÉDICA DE URGENCIAS SAMU SIOP-E-SMA-OB-LP-0479-2026





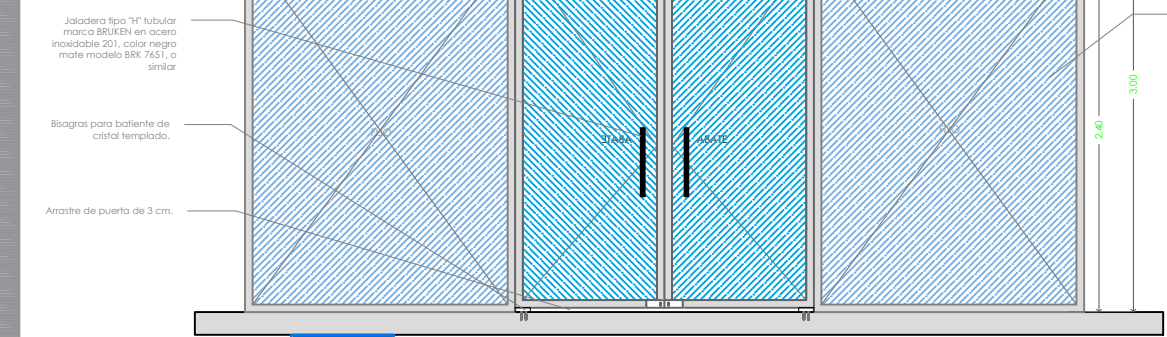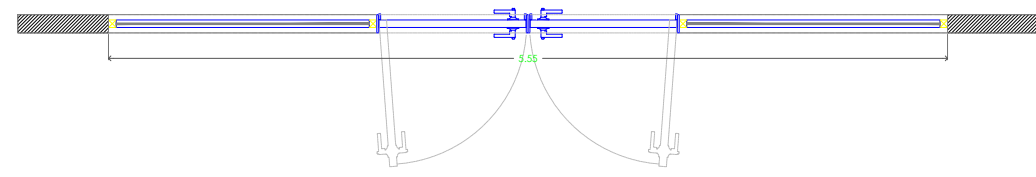



VE-01 VANO = 4.55 x 3.00 mts
PUERTA COMPUESTA A BASE DE PERFILES DE ALUMINIO DE 3" MARCA COPRUM COLOR GRIS EUROPA Y CRISTAL LAMINADO Y TEMPLADO DE 9MM Y 6MM DE ESPESOR.

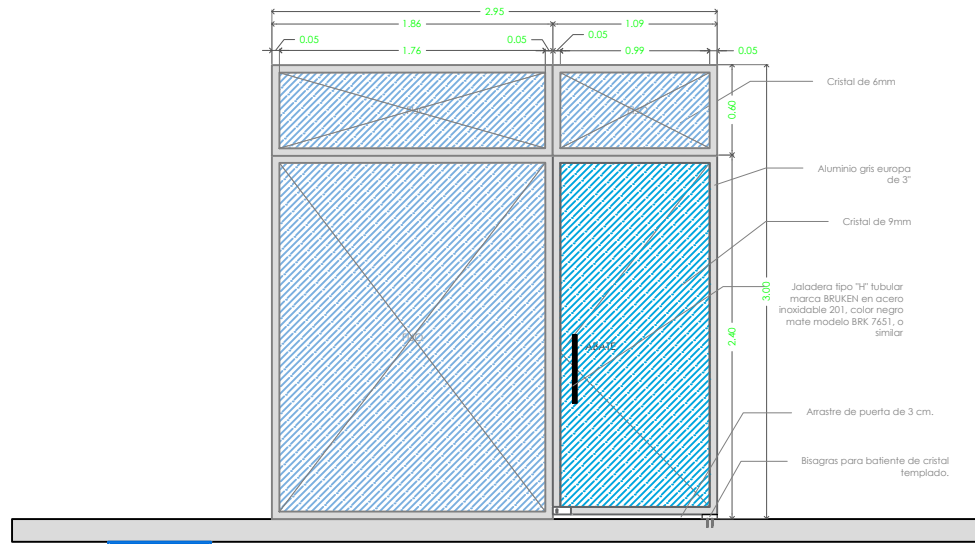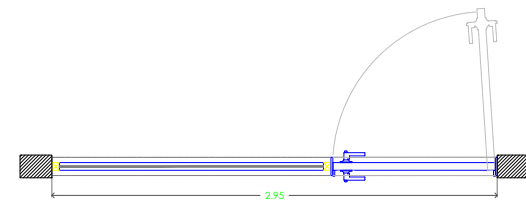



VE-02 VANO = 2.95 x 3.00 mts
PUERTA COMPUESTA A BASE DE PERFILES DE ALUMINIO DE 3" MARCA COPRUM COLOR GRIS EUROPA Y CRISTAL LAMINADO Y TEMPLADO DE 9MM Y 6MM DE ESPESOR.

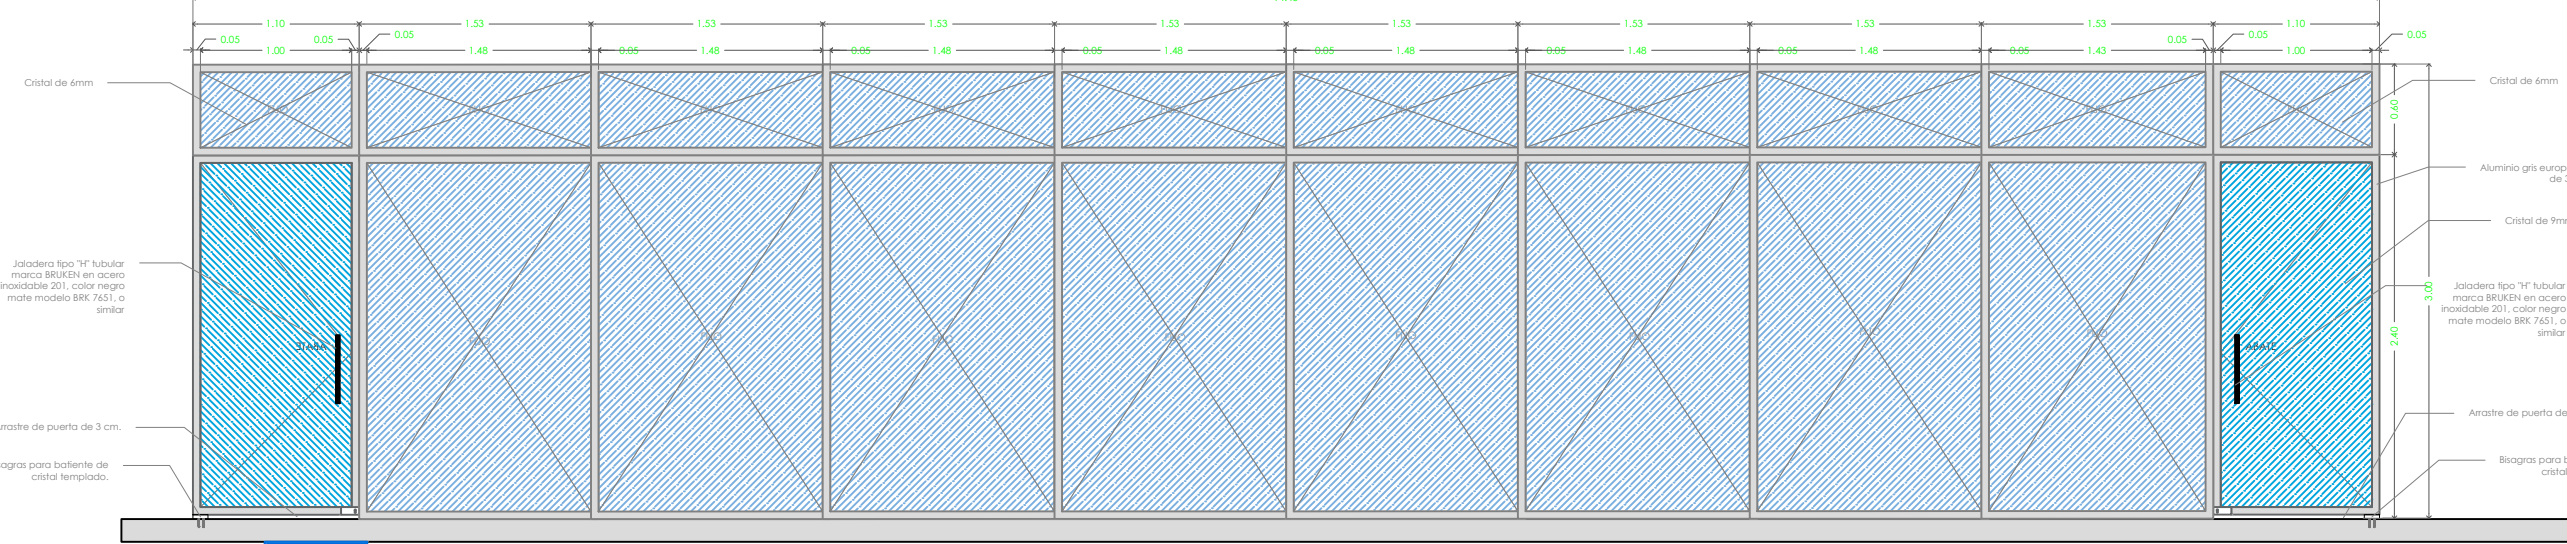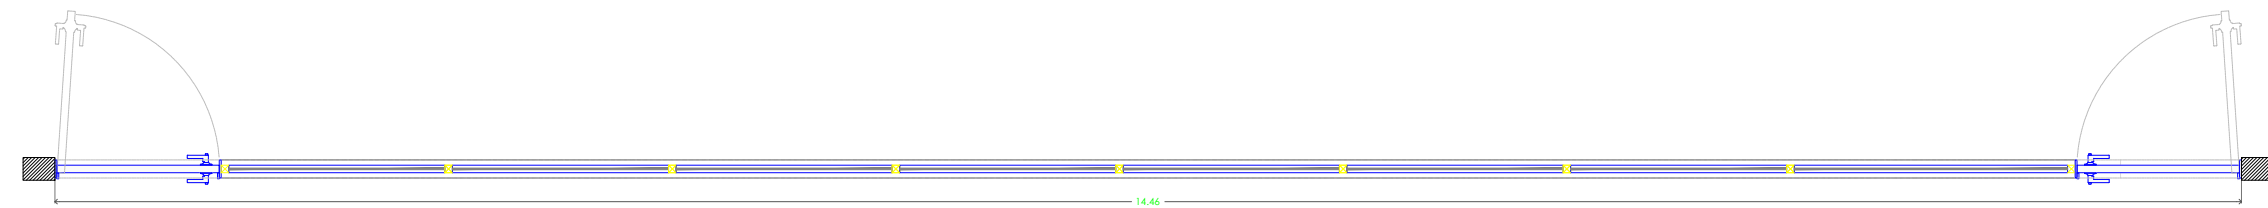


 
VE-03 VANO = 14.46 x 3.00 mts
PUERTA COMPUESTA A BASE DE PERFILES DE ALUMINIO DE 3" MARCA COPRUM COLOR GRIS EUROPA Y CRISTAL LAMINADO Y TEMPLADO DE 9MM Y 6MM DE ESPESOR.

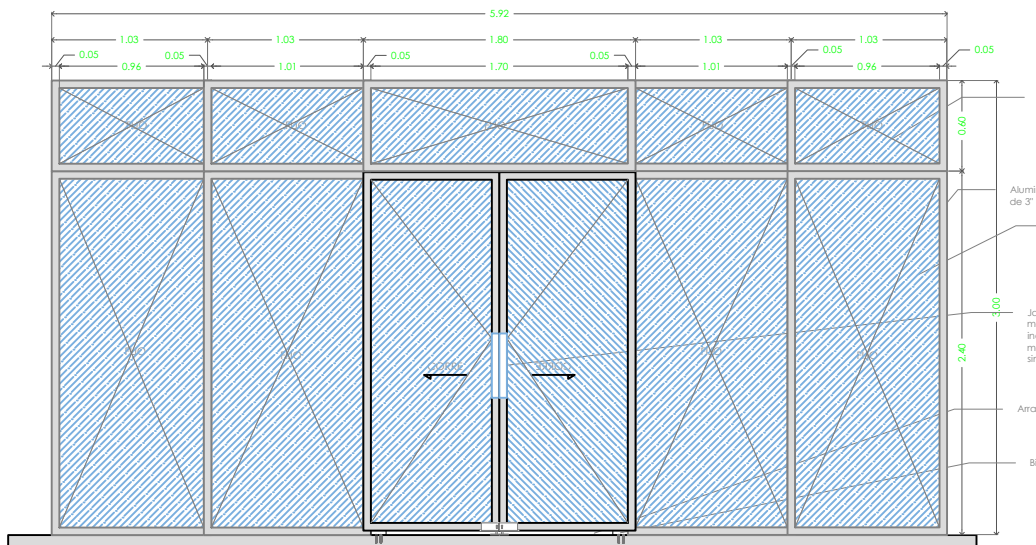



VE-04 VANO = 5.92 x 3.00 mts
PUERTA COMPUESTA A BASE DE PERFILES DE ALUMINIO DE 3" MARCA COPRUM COLOR GRIS EUROPA Y CRISTAL LAMINADO Y TEMPLADO DE 9MM Y 6MM DE ESPESOR.

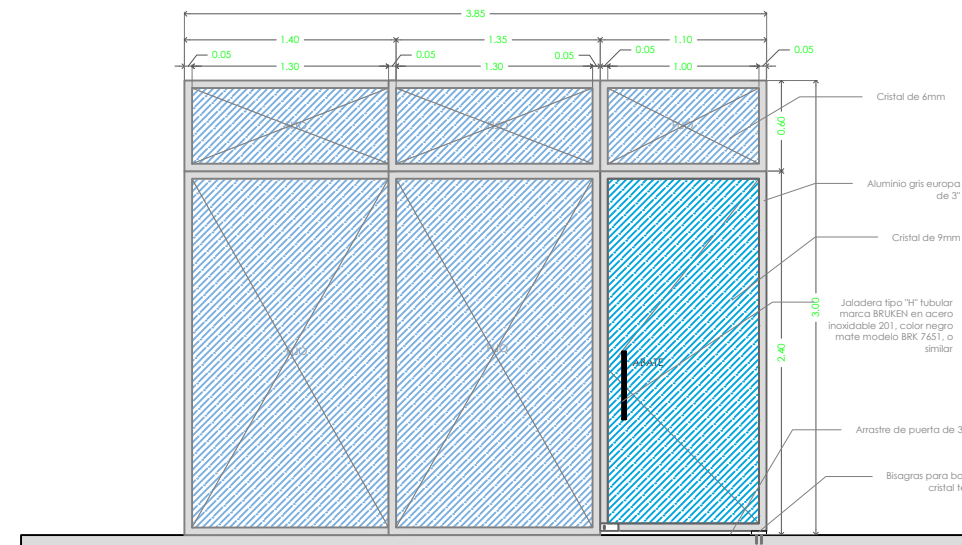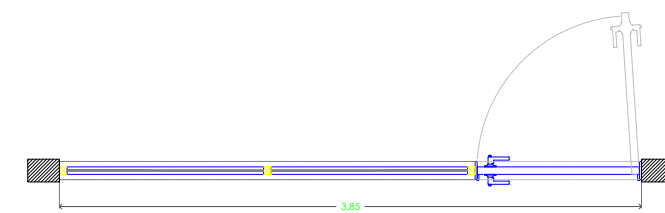


 
VE-05 VANO = 3.85 x 3.00 mts
PUERTA COMPUESTA A BASE DE PERFILES DE ALUMINIO DE 3" MARCA COPRUM COLOR GRIS EUROPA Y CRISTAL LAMINADO Y TEMPLADO DE 9MM Y 6MM DE ESPESOR.

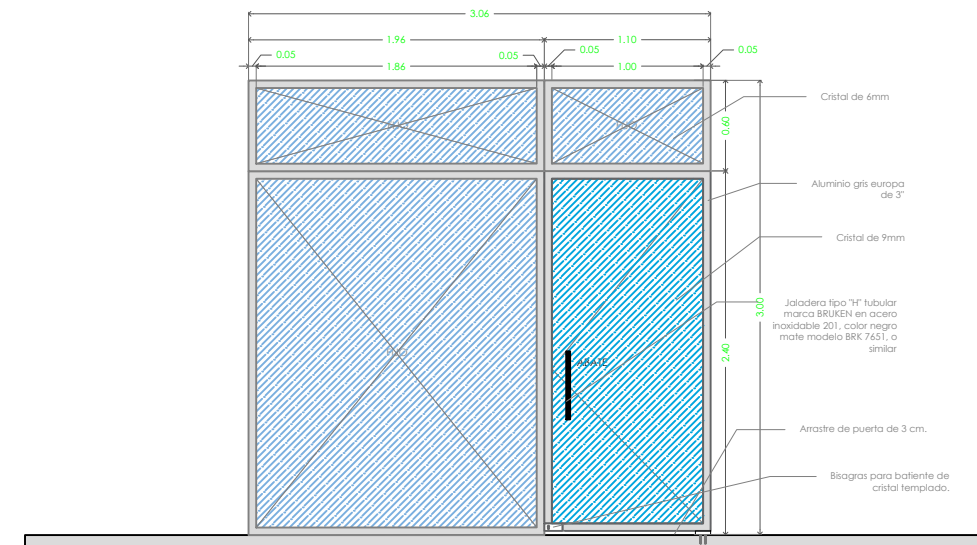



VE-06 VANO = 3.06 x 3.00 mts
PUERTA COMPUESTA A BASE DE PERFILES DE ALUMINIO DE 3" MARCA COPRUM COLOR GRIS EUROPA Y CRISTAL LAMINADO Y TEMPLADO DE 9MM Y 6MM DE ESPESOR.

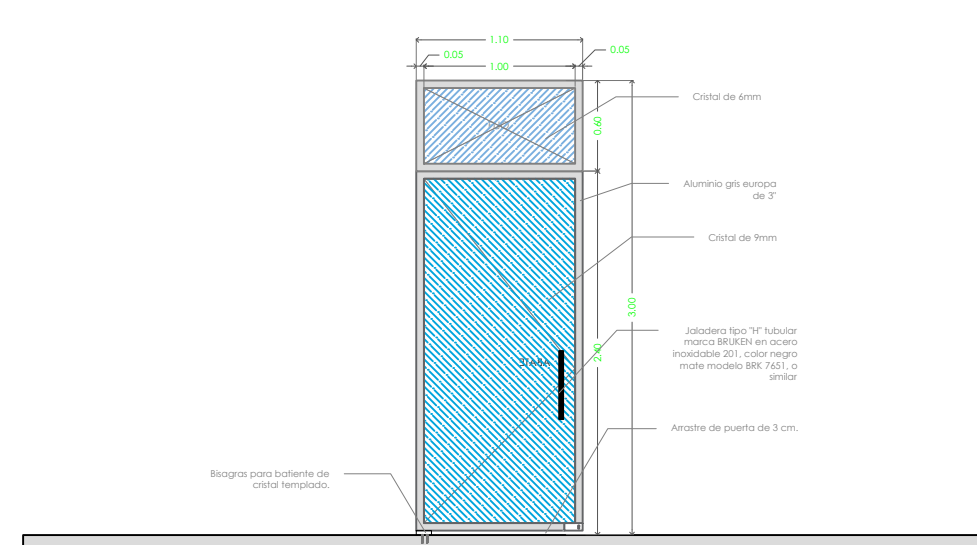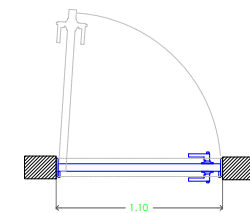


VE-07 VANO = 1.10 x 3.00 mts
PUERTA COMPUESTA A BASE DE PERFILES DE ALUMINIO DE 3" MARCA COPRUM COLOR GRIS EUROPA Y CRISTAL LAMINADO Y TEMPLADO DE 9MM Y 6MM DE ESPESOR.

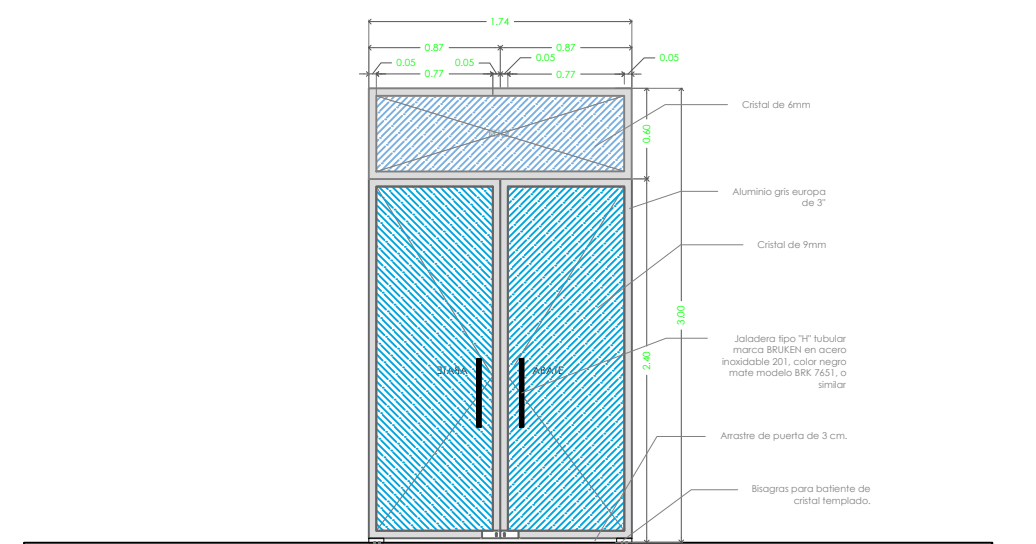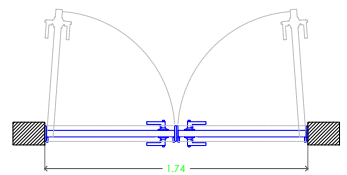


 
VE-08 VANO = 1.74 x 3.00 mts
PUERTA COMPUESTA A BASE DE PERFILES DE ALUMINIO DE 3" MARCA COPRUM COLOR GRIS EUROPA Y CRISTAL LAMINADO Y TEMPLADO DE 9MM Y 6MM DE ESPESOR.

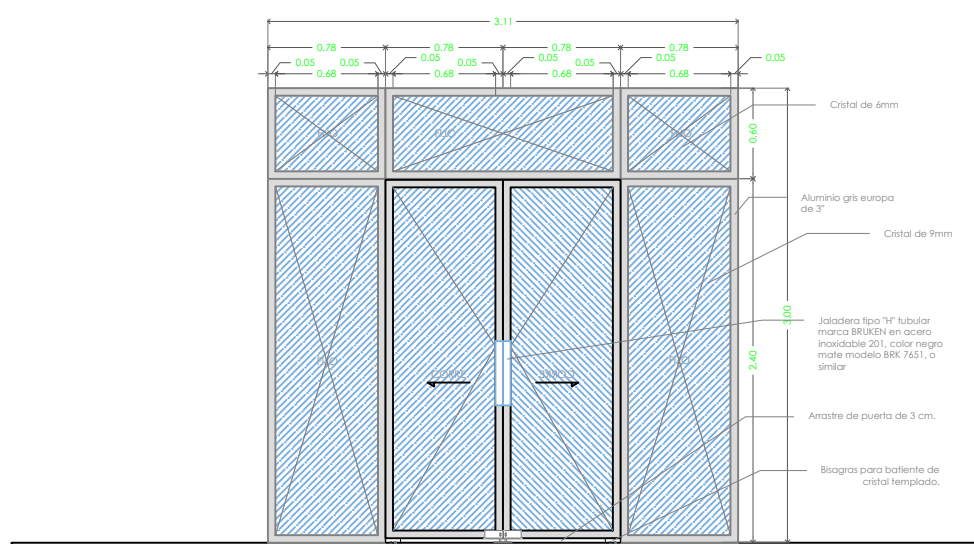

VE-09 VANO = 3.11 x 3.00 mts
PUERTA COMPUESTA A BASE DE PERFILES DE ALUMINIO DE 3" MARCA COPRUM COLOR GRIS EUROPA Y CRISTAL LAMINADO Y TEMPLADO DE 9MM Y 6MM DE ESPESOR.

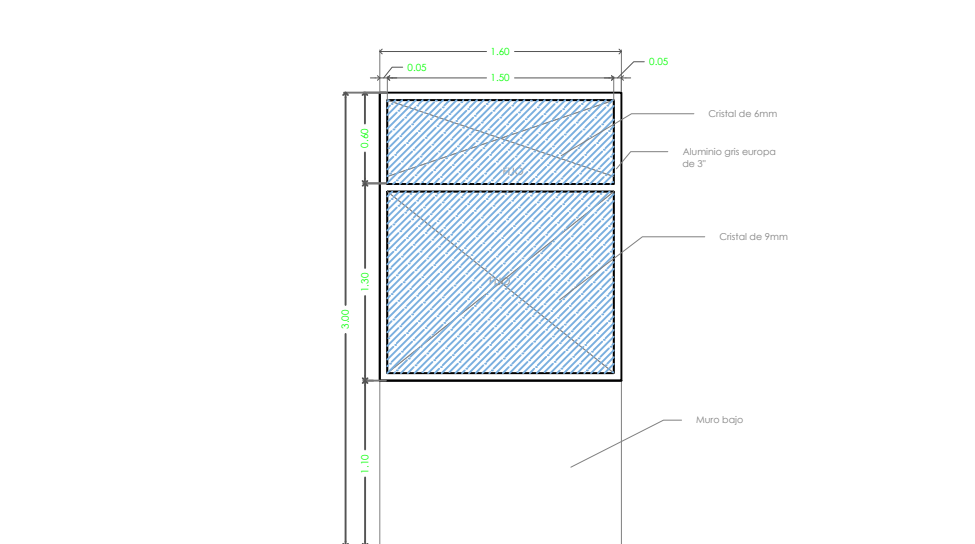

 VE-10 VANO = 1.60 x 1.90 mts
VENTANA COMPUESTA A BASE DE PERFILES DE ALUMINIO DE 3" MARCA COPRUM COLOR GRIS EUROPA Y CRISTAL LAMINADO Y TEMPLADO DE 9MM Y 6MM DE ESPESOR.

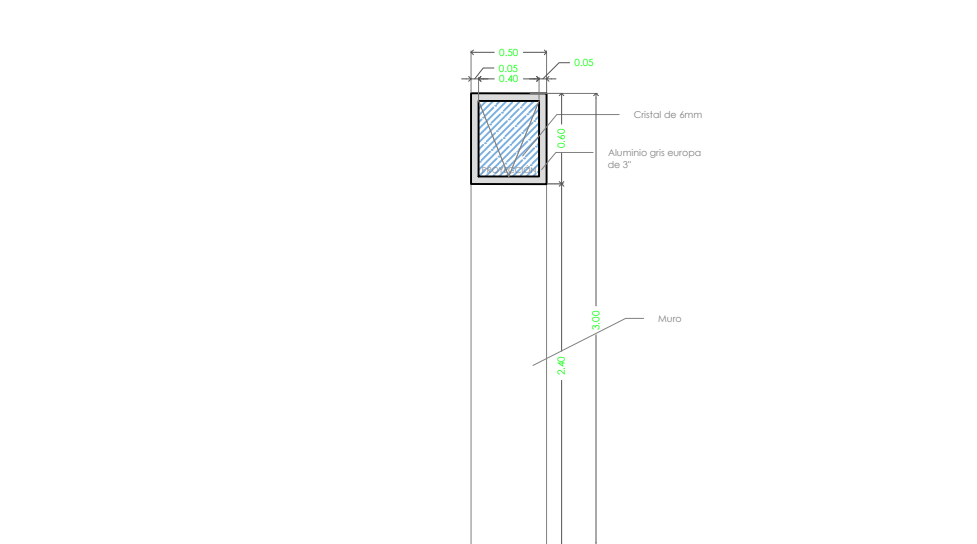


VE-11 VANO = 0.50 x 0.60 mts
VENTANA COMPUESTA A BASE DE PERFILES DE ALUMINIO DE 3" MARCA COPRUM COLOR GRIS EUROPA Y CRISTAL LAMINADO Y TEMPLADO DE 9MM Y 6MM DE ESPESOR.



JALISCO
GOBIERNO DEL ESTADO

UBICACIÓN

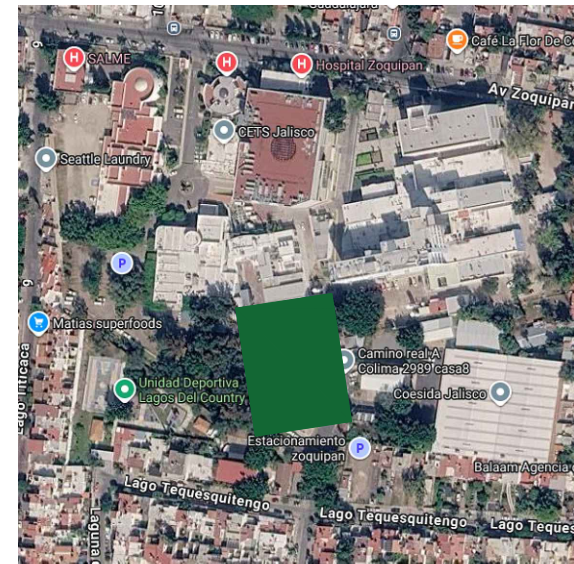

NOTAS:

VALIDACIÓN TÉCNICA



Dr. Héctor Raúl Pérez Gómez
Secretario de Salud Jalisco

Dr. Sergio Quintero Luce
Coordinador de Salud Municipal de Secretaría de Salud Jalisco

Dr. Yannick Raymond Auguste Nordin Servin
Director general del Sistema de Atención Médica de Urgencias (SAMU)

AUTORIZACIÓN:

Mtro. David Miguel Zamora Bueno
Secretario de Infraestructura y Obra Pública del Estado de Jalisco

Mtro. Joel Iván Zúñiga Gosálvez
Director General de Proyectos de Ingeniería

DATOS GENERALES

Localización: Tequesquite No. 2600, Col. Lagos del

Municipio: Zapopan, Jal.

PROYECTO:

REMEDIACIÓN DE COMEDOR, DORMITORIOS, APOYO ADMINISTRATIVO Y PASILLOS EN LAS INSTALACIONES DEL SISTEMA DE ATENCIÓN MÉDICA URGENCIAS (SAMU), UBICADO EN EL MUNICIPIO DE ZAPOPAN, JALISCO.

CONTENIDO:

ACABADOS DE VENTANERÍA Y ALUMINIO

ESCALA:

1:50

FECHA:

JULIO 2026


CLAVE DE PLANO:

VENT Y ALUM-02




Infraestructura
y Obra Pública


SISTEMA DE ATENCIÓN MÉDICA DE URGENCIAS SAMU SIOP-E-SMA-OB-LP-0479-2026

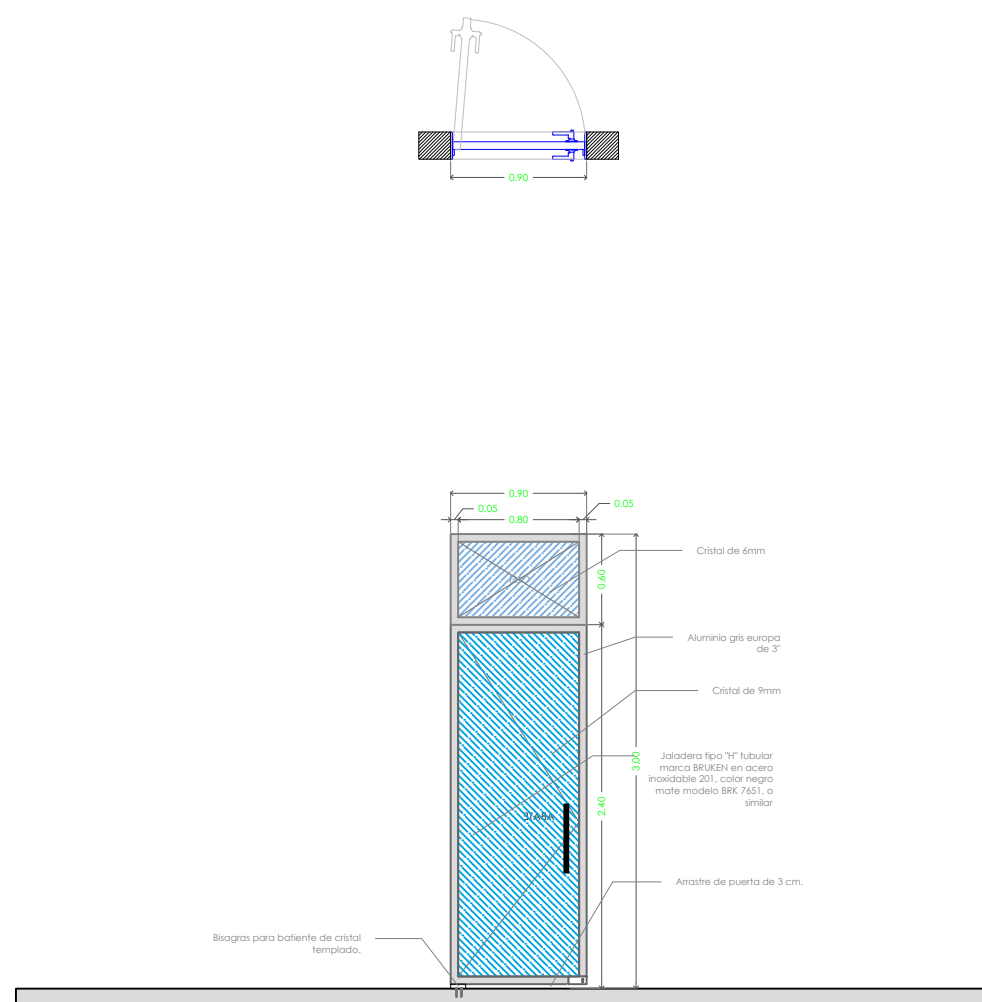


VE-12 VANO = 0.90 x 3.00 mts
PUERTA COMPUESTA A BASE DE PERFILES DE ALUMINIO DE 3" MARCA COPRUM COLOR GRIS EUROPA Y CRISTAL LAMINADO Y TEMPLADO DE 9MM Y 6MM DE ESPESOR.

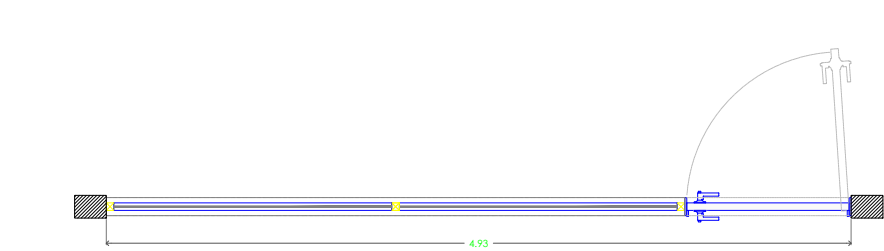


VE-13 VANO = 1.60 x 1.90 mts
PUERTA COMPUESTA A BASE DE PERFILES DE ALUMINIO DE 3" MARCA COPRUM COLOR GRIS EUROPA Y CRISTAL LAMINADO Y TEMPLADO DE 9MM Y 6MM DE ESPESOR.

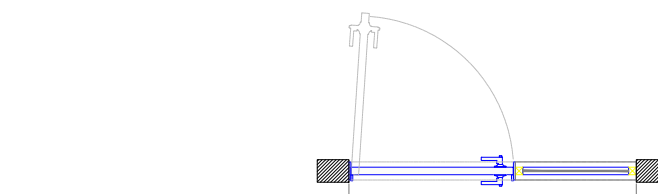


VE-14 VANO = 1.90 x 3.00 mts
PUERTA COMPUESTA A BASE DE PERFILES DE ALUMINIO DE 3" MARCA COPRUM COLOR GRIS EUROPA Y CRISTAL LAMINADO Y TEMPLADO DE 9MM Y 6MM DE ESPESOR.

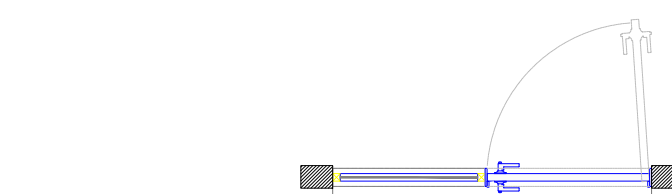


VE-15 VANO = 2.11 x 3.00 mts
PUERTA COMPUESTA A BASE DE PERFILES DE ALUMINIO DE 3" MARCA COPRUM COLOR GRIS EUROPA Y CRISTAL LAMINADO Y TEMPLADO DE 9MM Y 6MM DE ESPESOR.

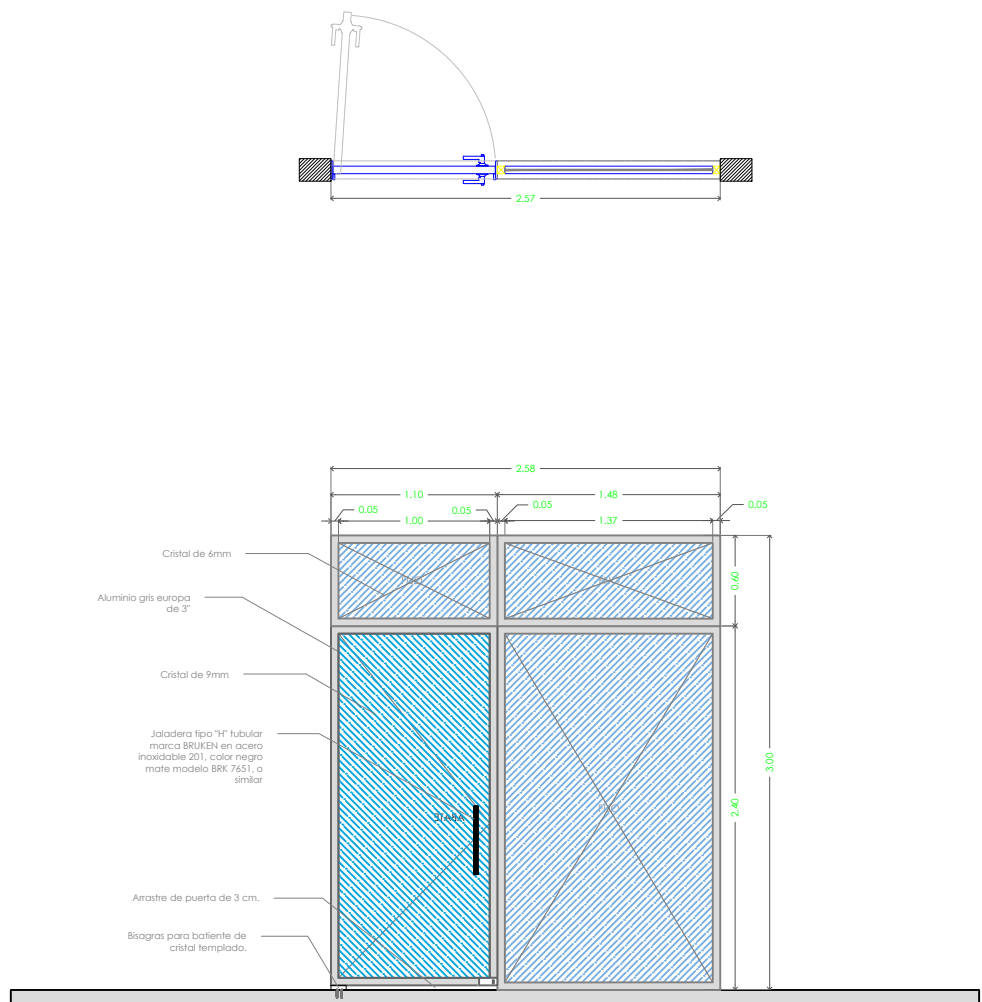


VE-16 VANO = 2.57 x 3.00 mts
PUERTA COMPUESTA A BASE DE PERFILES DE ALUMINIO DE 3" MARCA COPRUM COLOR GRIS EUROPA Y CRISTAL LAMINADO Y TEMPLADO DE 9MM Y 6MM DE ESPESOR.

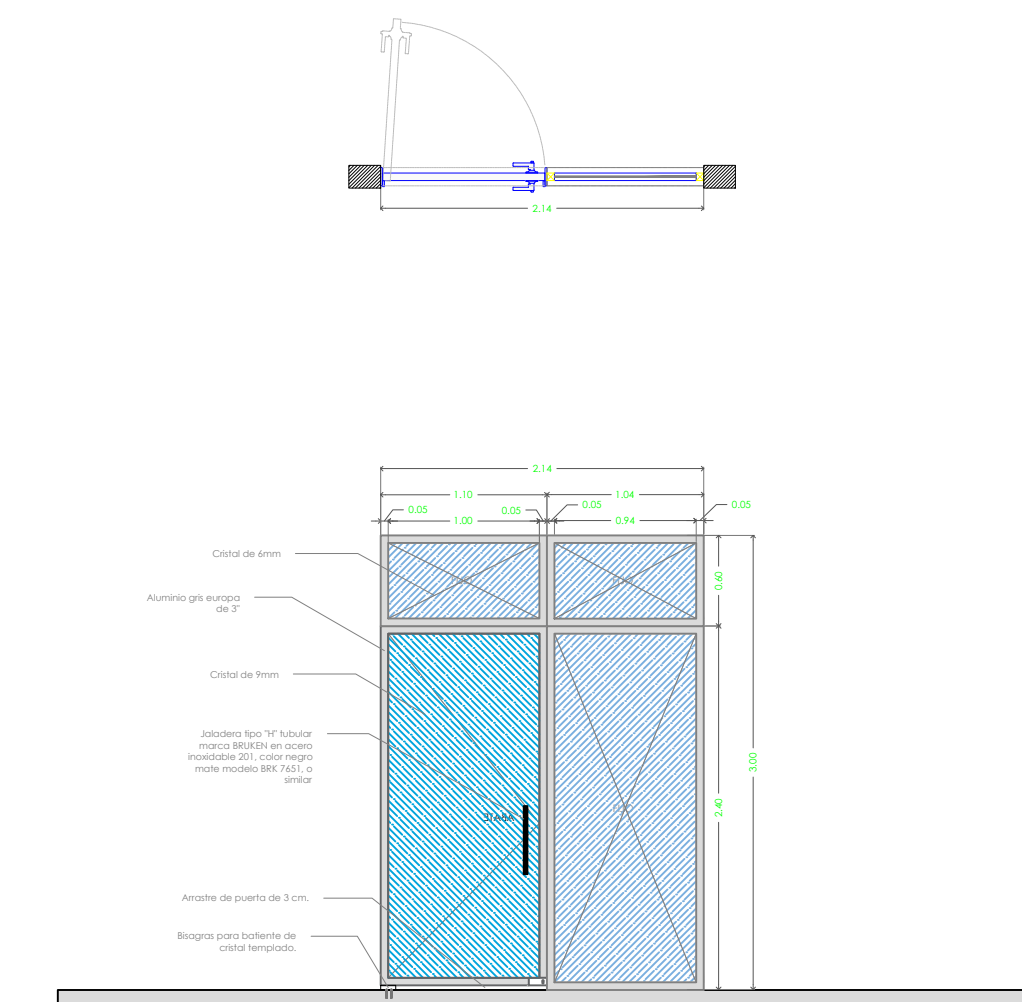


VE-17 VANO = 2.14 x 3.00 mts
PUERTA COMPUESTA A BASE DE PERFILES DE ALUMINIO DE 3" MARCA COPRUM COLOR GRIS EUROPA Y CRISTAL LAMINADO Y TEMPLADO DE 9MM Y 6MM DE ESPESOR.

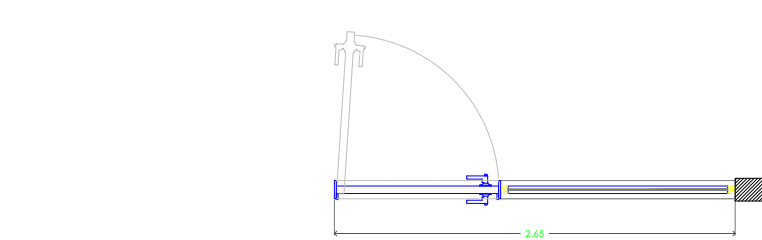

 
VE-18 VANO = 2.65 x 3.00 mts
PUERTA COMPUESTA A BASE DE PERFILES DE ALUMINIO DE 3" MARCA COPRUM COLOR GRIS EUROPA Y CRISTAL LAMINADO Y TEMPLADO DE 9MM Y 6MM DE ESPESOR.




VE-19 VANO = 3.20 x 1.90 mts
PUERTA COMPUESTA A BASE DE PERFILES DE ALUMINIO DE 3" MARCA COPRUM COLOR GRIS EUROPA Y CRISTAL LAMINADO Y TEMPLADO DE 9MM Y 6MM DE ESPESOR.

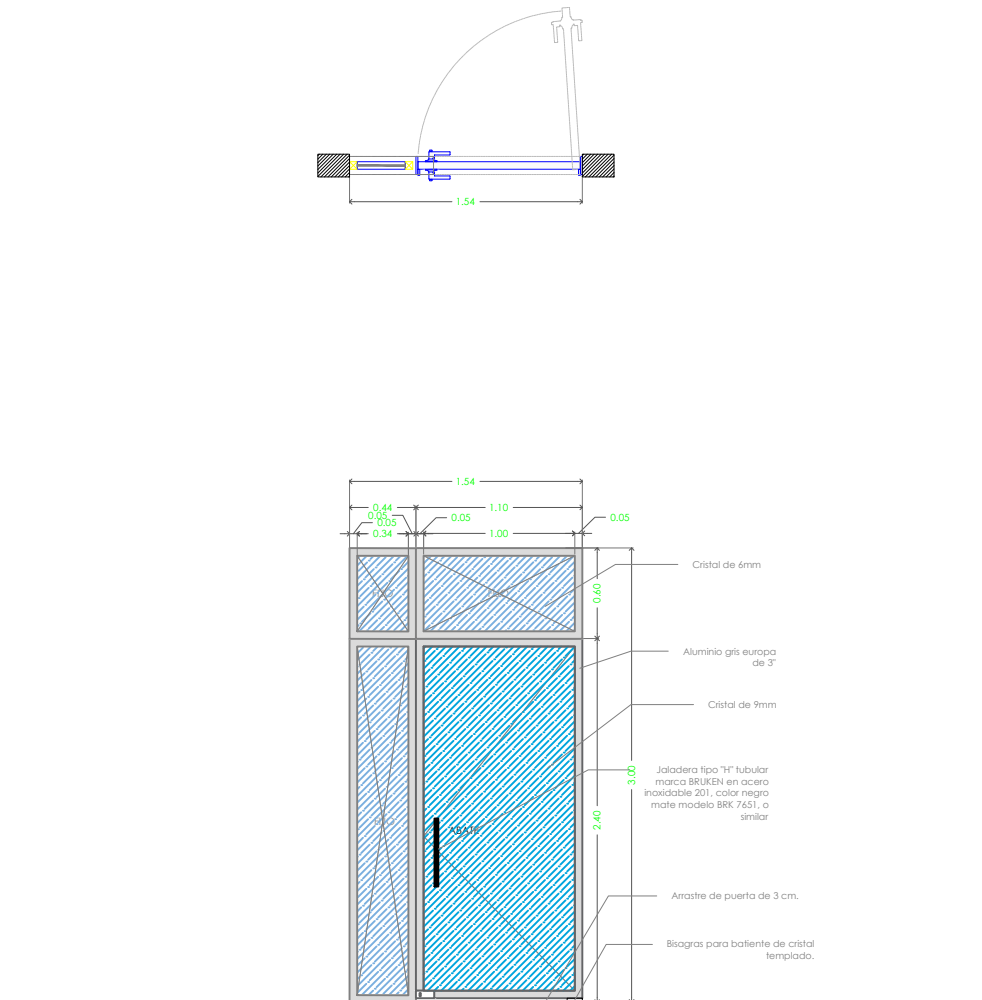

VE-20 VANO = 1.54 x 3.00 mts
PUERTA COMPUESTA A BASE DE PERFILES DE ALUMINIO DE 3" MARCA COPRUM COLOR GRIS EUROPA Y CRISTAL LAMINADO Y TEMPLADO DE 9MM Y 6MM DE ESPESOR.

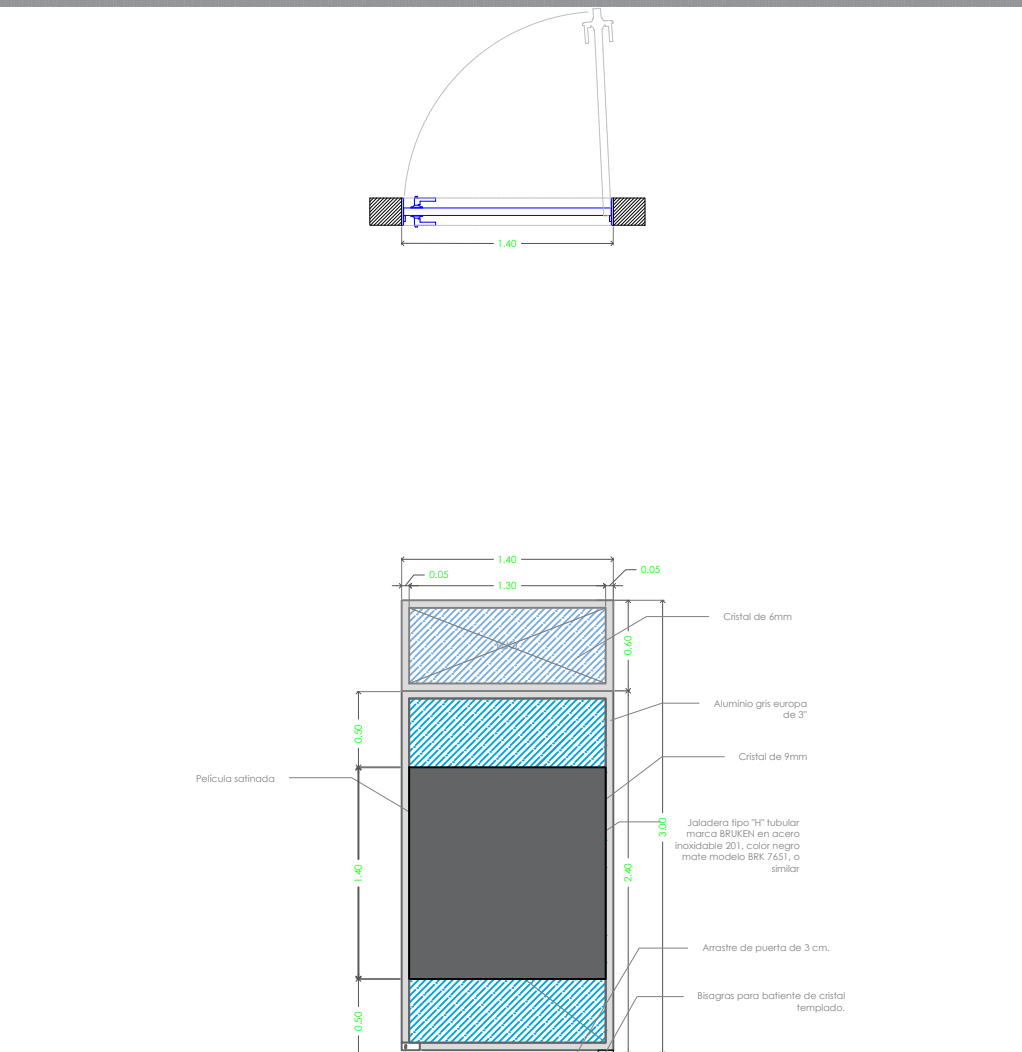


VE-21 VANO = 1.40 x 3.00 mts
PUERTA COMPUESTA A BASE DE PERFILES DE ALUMINIO DE 3" MARCA COPRUM COLOR GRIS EUROPA Y CRISTAL LAMINADO Y TEMPLADO DE 9MM Y 6MM DE ESPESOR.

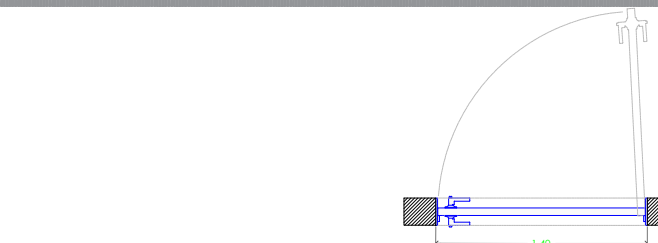

VE-22 VANO = 1.40 x 3.00 mts
PUERTA COMPUESTA A BASE DE PERFILES DE ALUMINIO DE 3" MARCA COPRUM COLOR GRIS EUROPA Y CRISTAL LAMINADO Y TEMPLADO DE 9MM Y 6MM DE ESPESOR.



UBICACIÓN

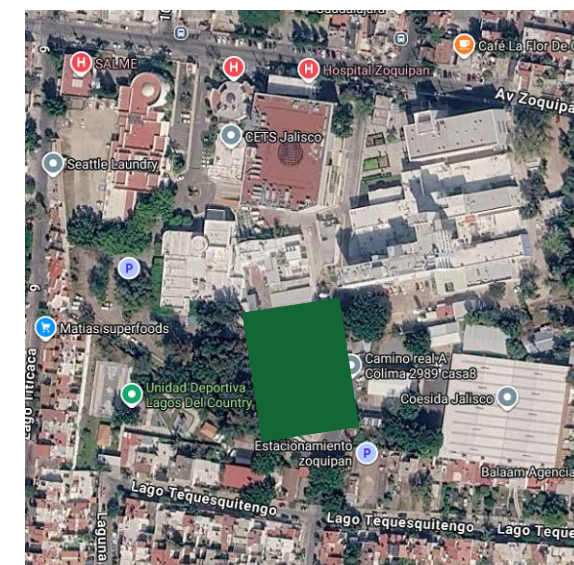

NOTAS:

VALIDACIÓN TÉCNICA

Dr. Héctor Raúl Pérez Gómez
Secretario de Salud Jalisco

Dr. Sergio Quintero Luce
Coordinador de Salud Municipal de Secretaría de Salud Jalisco

Dr. Yannick Raymond Auguste Nordin Servin
Director general del Sistema de Atención Médica de Urgencias (SAMU)

AUTORIZACIÓN:

Mtro. David Miguel Zamora Bueno
Secretario de Infraestructura y Obra Pública del Estado de Jalisco

Mtro. Joel Iván Zúñiga Gosálvez
Director General de Proyectos de Ingeniería

DATOS GENERALES

Localización: Tequesquitengo No. 2600, Col. Lagos del

Municipio: Zapopan, Jal.

PROYECTO:

REMODELACIÓN DE COMEDOR, DORMITORIOS, APOYO ADMINISTRATIVO Y PASILLOS EN LAS INSTALACIONES DEL SISTEMA DE ATENCIÓN MÉDICA URGENCIAS (SAMU), UBICADO EN EL MUNICIPIO DE ZAPOCAN, JALISCO.

CONTENIDO:

ACABADOS DE VENTANERÍA Y ALUMINIO

ESCALA:

1:50

FECHA:

JULIO 2026

CLAVE DE PLANO:

VENT Y ALUM-03

