




- SIOP-E-SMAFDR-OB-LP-0770-2026
- CONTROL
 - TRABAJO SOCIAL
 - TRIAGE
 - SOMATOMETRIA
 - CONSULTORIO DE VALORACIÓN
 - SALA DE ESPERA
 - CONSULTORIO DE TRAUMA Y ORTOPEdia
 - CONSULTORIO DE MEDICINA PALIATIVA 01
 - CONSULTORIO DE MEDICINA PALIATIVA 02
 - SALA DE ESPERA 02
 - CONSULTORIO GINECOBSTERICIA
 - CENDIS
 - RED DE FRIO
 - SANITARIO PÚBLICO HOMBRES
 - SANITARIO PÚBLICO MUJERES
 - PASILLOS Y CIRCULACIONES



JALISCO
GOBIERNO DEL ESTADO

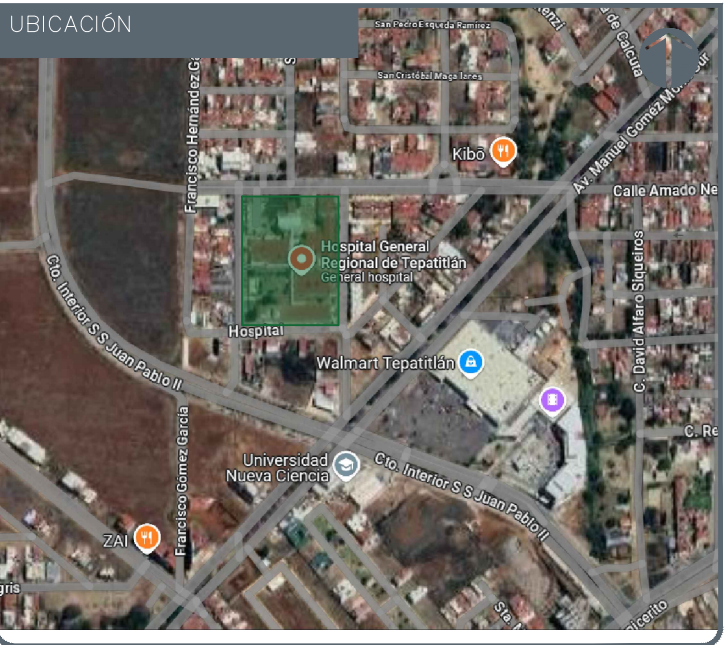

UBICACIÓN

NOTAS:

VALIDACIÓN TÉCNICA

Dr. Héctor Raúl Pérez Gómez
Secretario de Salud Jalisco

Dr. Héctor Hugo Bravo Hernández
Director General del OPD Servicios de Salud Jalisco

Dr. Manuel Alejandro Barajas Zambrano
Subdirector General Médico del OPD Servicios de Salud Jalisco

Dr. Sergio Quintero Luce
Coordinador de Salud Municipal de Secretaría de Salud Jalisco

AUTORIZACIÓN:

Mtro. David Miguel Zamora Bueno
Secretario de Infraestructura y Obra Pública del Estado de Jalisco

Mtro. Joel Iván Zúñiga Gasbáñez
Director General de Proyectos de Ingeniería

DATOS GENERALES

Localización: Calle Amado Nervo #1025, La Gloria, C.P. 47670, Tapatitlán de Morelos.

Municipio: Tapatitlán de Morelos, Jal.

PROYECTO:

REHABILITACIÓN DEL ÁREA DE CONSULTA DE URGENCIAS Y CIRCULACIONES EN EL HOSPITAL REGIONAL DE TEPATITLÁN DE MORELOS, EN EL MUNICIPIO DE TEPATITLÁN DE MORELOS, JALISCO.

CONTENIDO:

PLANO LLAVE

ESCALA: 1:250

FECHA: SEPTIEMBRE 2026

CLAVE DE PLANO: ARQ-01




Infraestructura y Obra Pública

HOSPITAL REGIONAL TEPATITLÁN DE MORELOS SIOP-E-SMAFDR-OB-LP-0770-2026



01 HOSPITAL REGIONAL DE TEPATITLÁN (URGENCIAS)
ESCALA 1:100

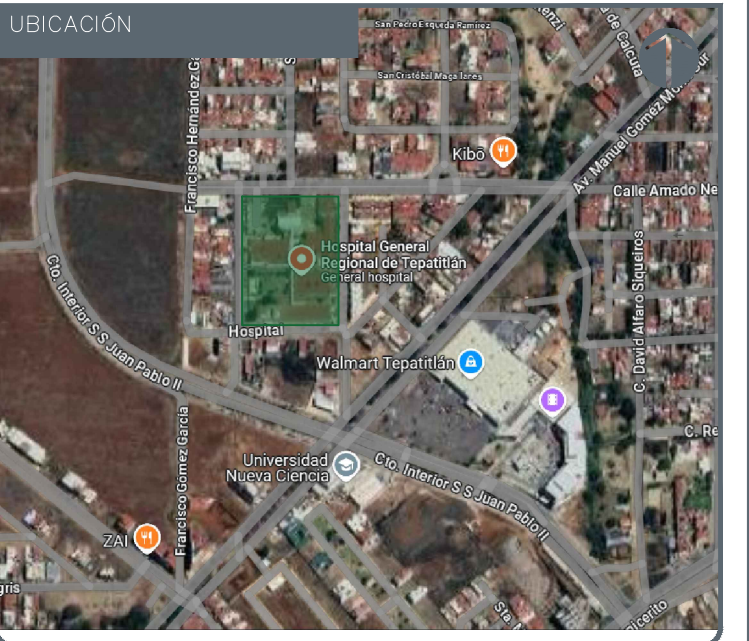

NOTAS:

VALIDACIÓN TÉCNICA

Dr. Héctor Raúl Pérez Gómez
Secretario de Salud Jalisco

Dr. Héctor Hugo Bravo Hernández
Director General del OPD Servicios de Salud Jalisco

Dr. Manuel Alejandro Barajas Zambrano
Subdirector General Médico del OPD Servicios de Salud Jalisco

Dr. Sergio Quintero Luce
Coordinador de Salud Municipal de Secretaría de Salud Jalisco

AUTORIZACIÓN:

Mtro. David Miguel Zamora Bueno
Secretario de Infraestructura y Obra Pública del Estado de Jalisco

Mtro. Joel Iván Zuriaga Gasólvarez
Director General de Proyectos de Ingeniería

DATOS GENERALES

Localización: Calle Amado Nervo #1025, La Gloria, C.P. 47670, Tepatitlán de Morelos.
Municipio: Tepatitlán de Morelos, Jal.

PROYECTO:
REHABILITACIÓN DEL ÁREA DE CONSULTA DE URGENCIAS Y CIRCULACIONES EN EL HOSPITAL REGIONAL DE TEPATITLÁN DE MORELOS, EN EL MUNICIPIO DE TEPATITLÁN DE MORELOS, JALISCO.

CONTENIDO:

PROYECTO ARQUITECTÓNICO

ESCALA: 1:250
FECHA: SEPTIEMBRE 2026
CLAVE DE PLANO: ARQ-01



 Miguel Salazar

Dr. Héctor Hugo Bravo Hernández
Director General del OPD Servicios de Salud Jalisco

Dr. Sergio Quintero Luce
Coordinador de Salud Municipal de Secretaría de
Salud Jalisco

Ing. David Miguel Zamora Bueno
Secretario de Infraestructura y Obra Publica del Estado de Jalisco

Mtro. Joel Iván Zúñiga Gosálvez
Director General de Proyectos de Ingeniería

Localización: Calle Amado Nervo #1025, La Gloria, C.P. 47670, Tenatitlan de Morelos.

Municipio: Tepatitlan de Morelos, Jal.

REHABILITACIÓN DEL ÁREA DE CONSULTA DE URGENCIAS Y CIRCULACIONES EN EL HOSPITAL REGIONAL DE TEPATITLÁN DE MORELOS, EN EL MUNICIPIO DE TEPATITLÁN DE MORELOS, JALISCO.

ACERO INOXIDABLE


1:250

DOI: 10.1002/for

A-AGE INOX 01



**Infraestructura
y Obra Pública**

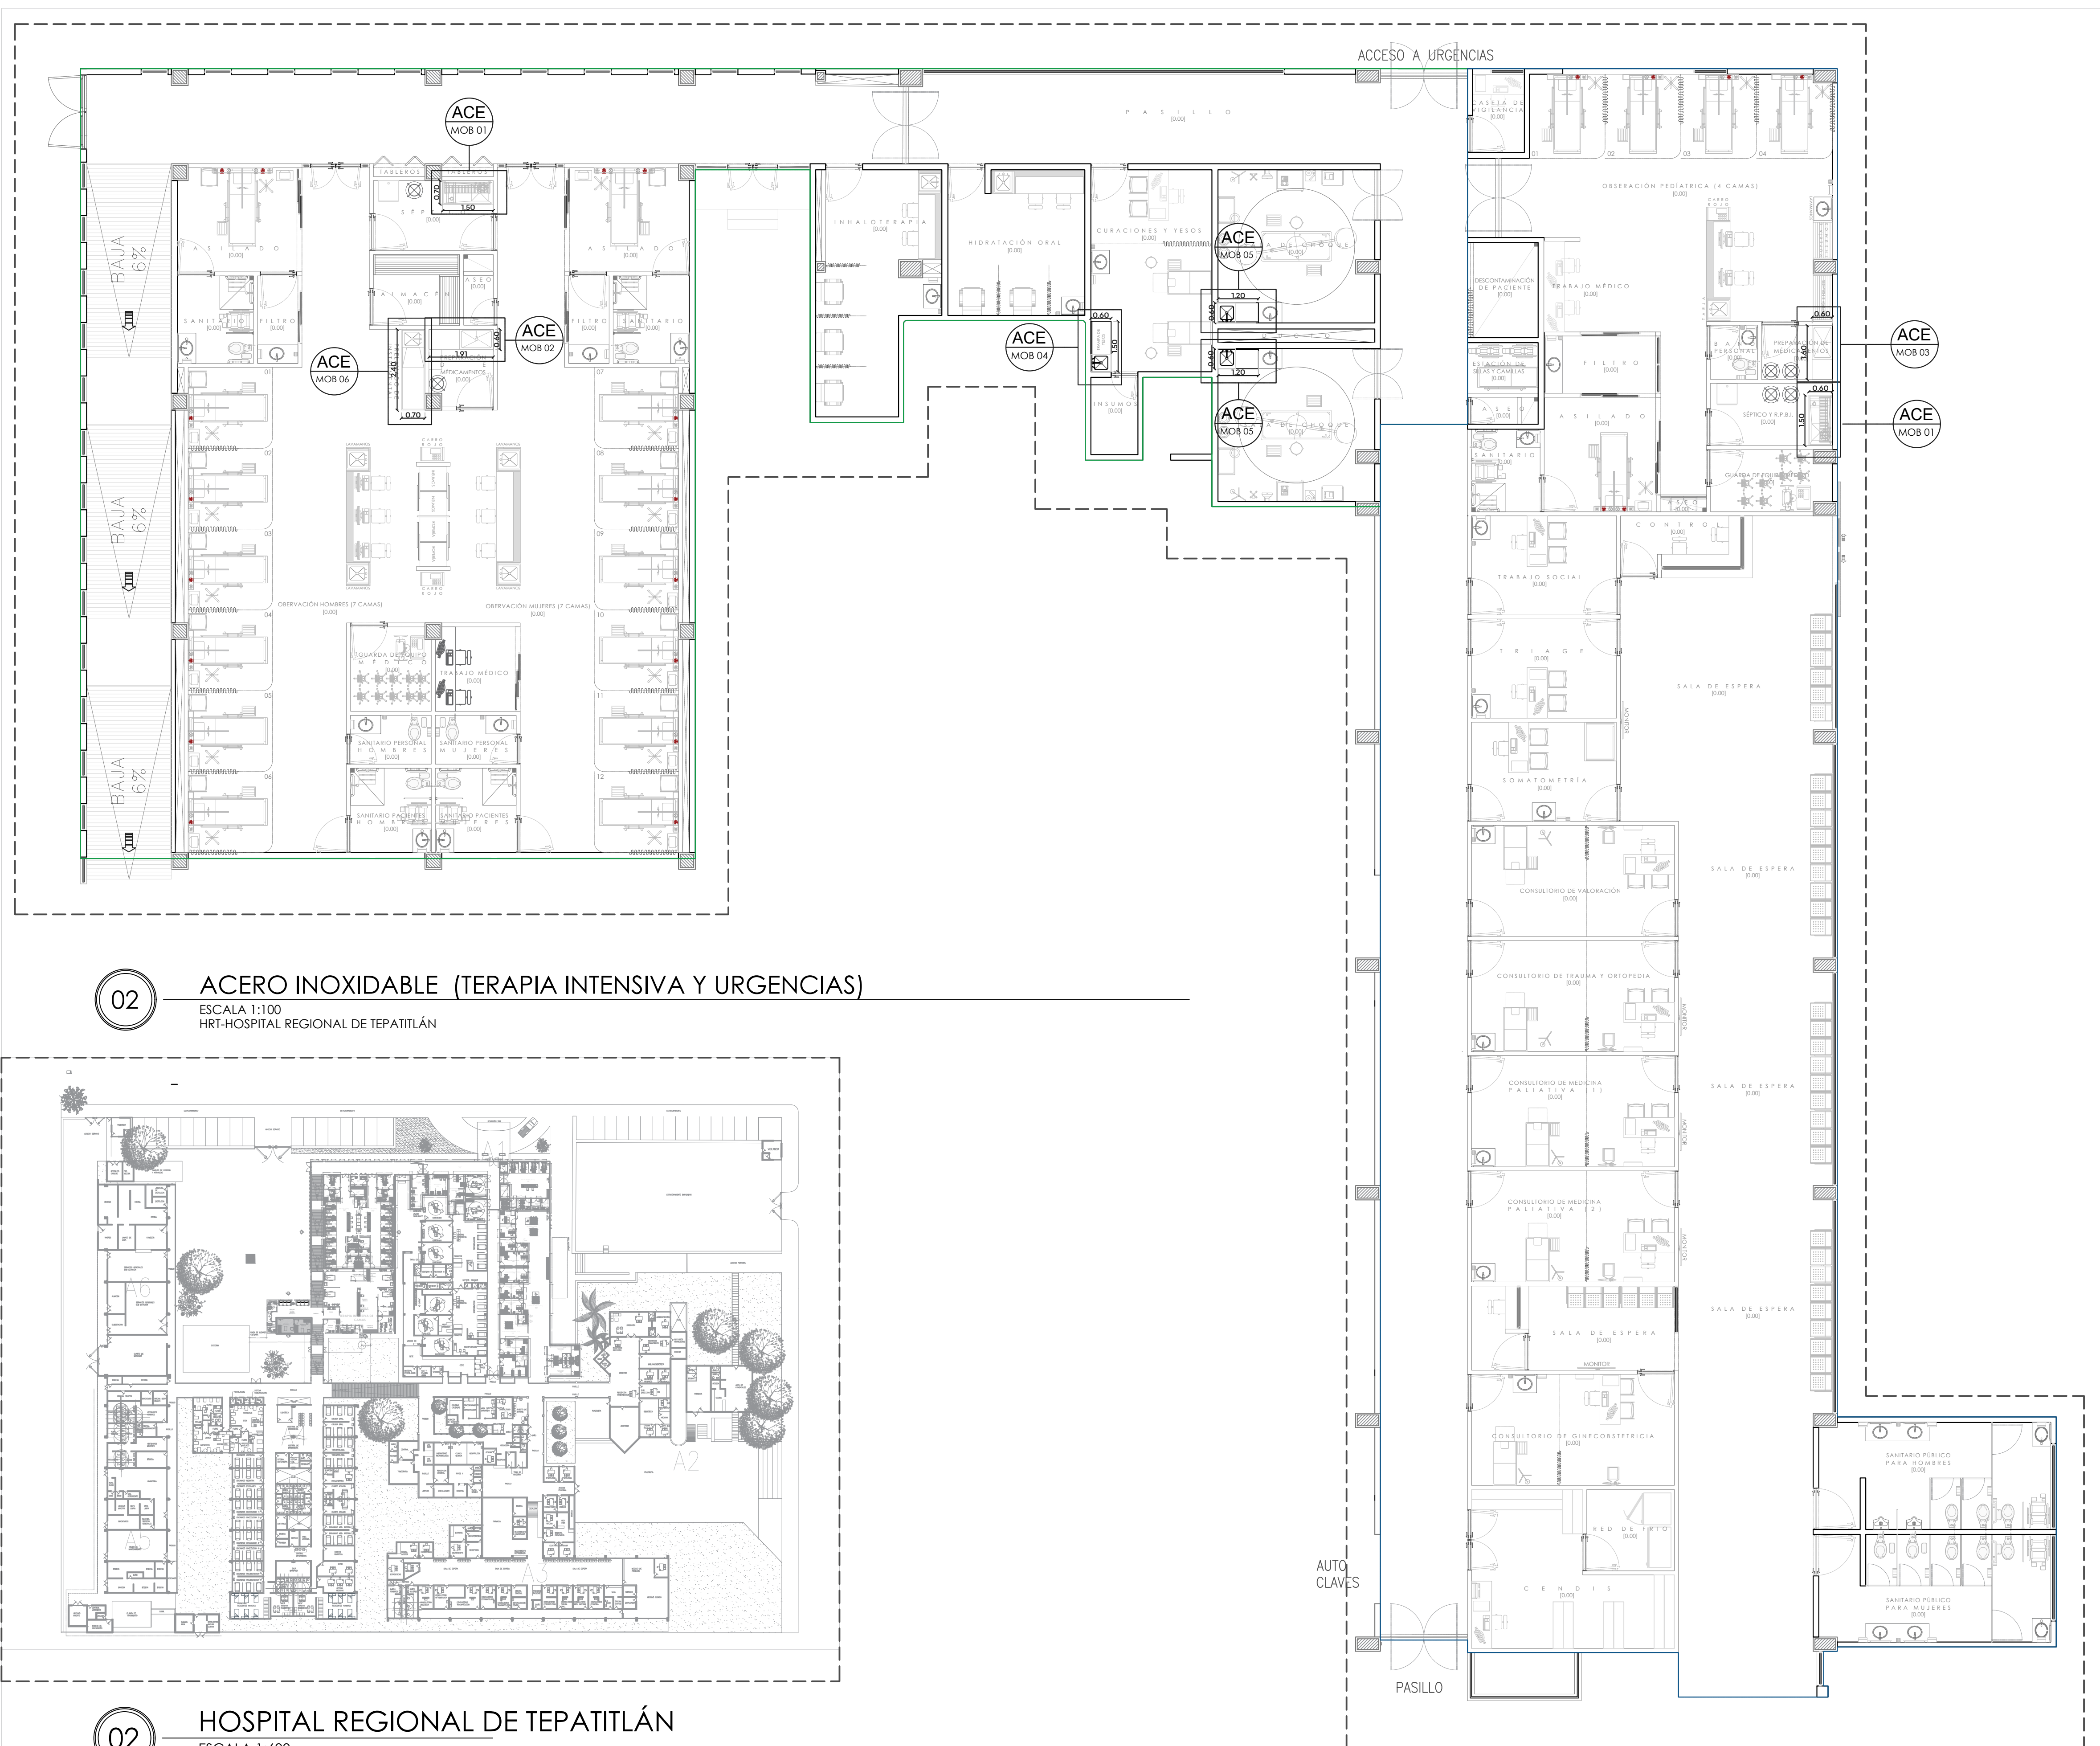


ACERO INOXIDABLE (TERAPIA INTENSIVA Y URGENCIAS)


ESCALA 1:100
HRT-HOSPITAL REGIONAL DE TEPATITLÁN

HOSPITAL REGIONAL DE TEPATITLÁN



ESCALA 1:600

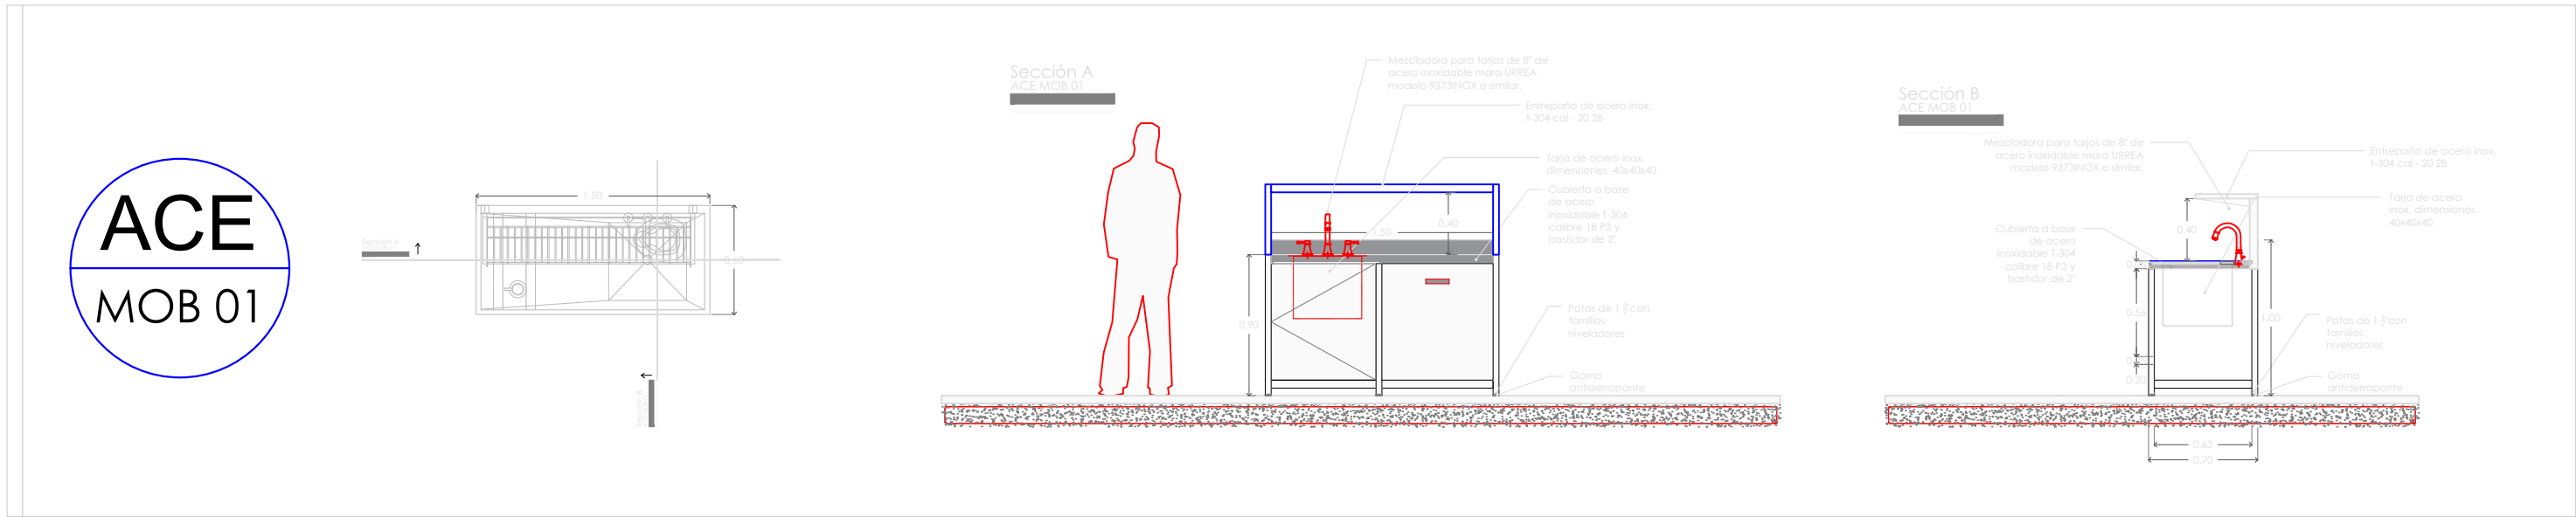



ACE
MOB 06

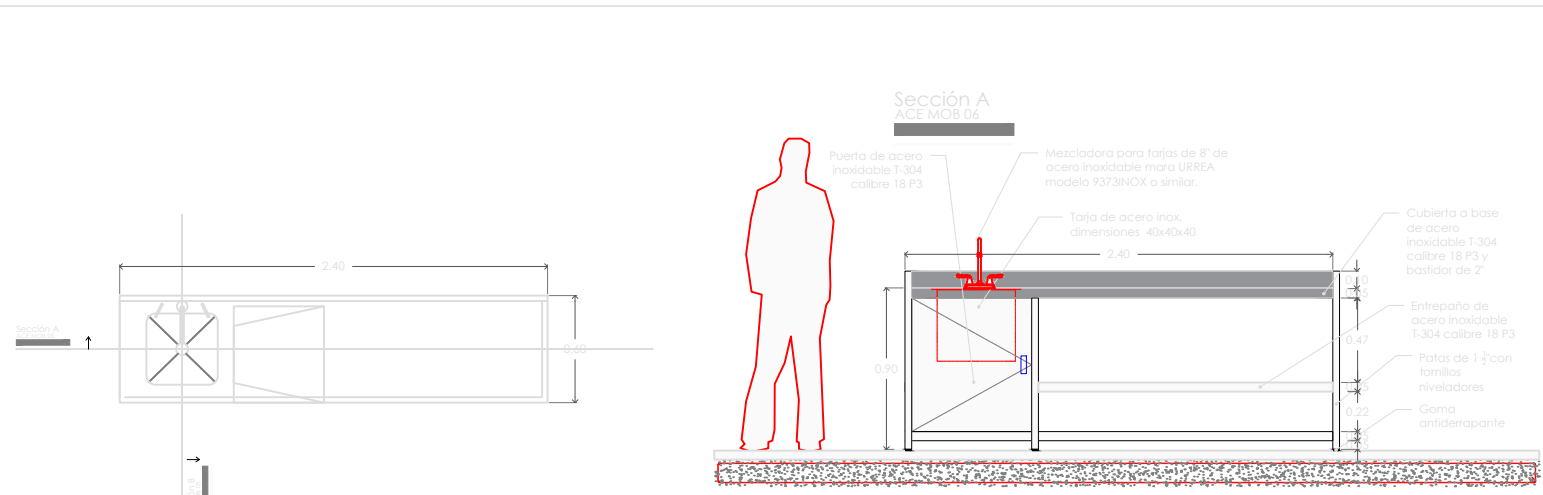



ACE
MOB 02

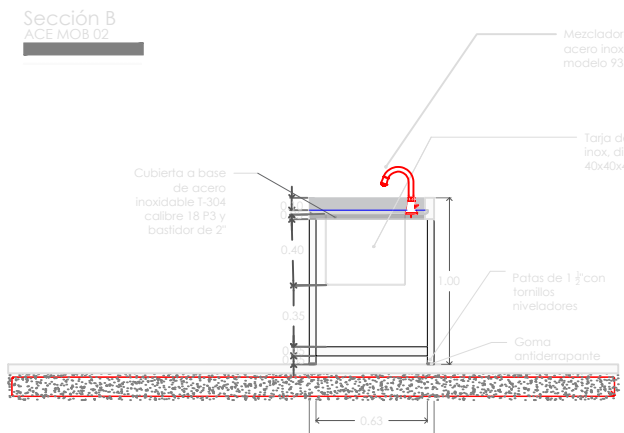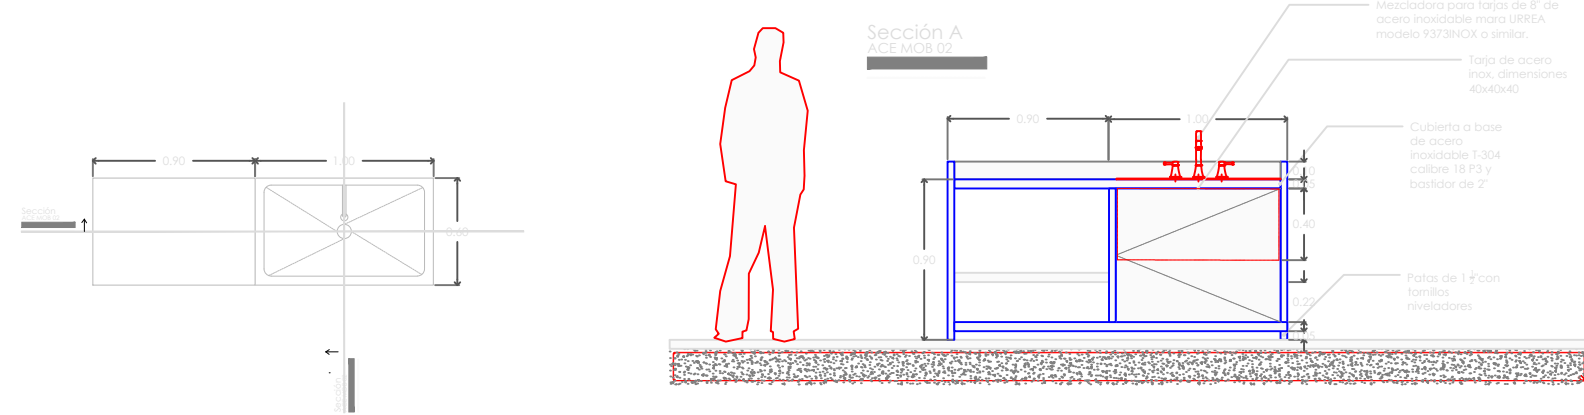




ACE
MOB 03

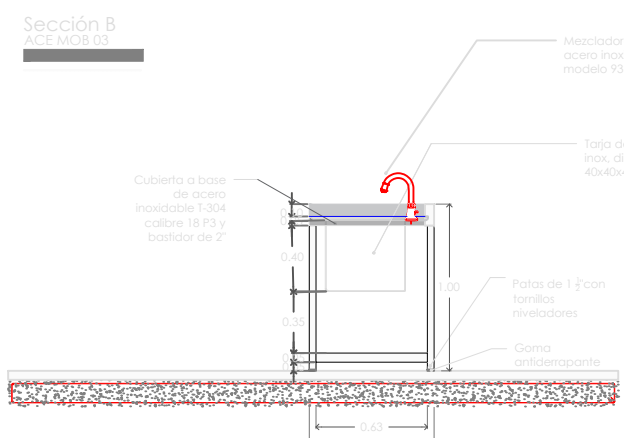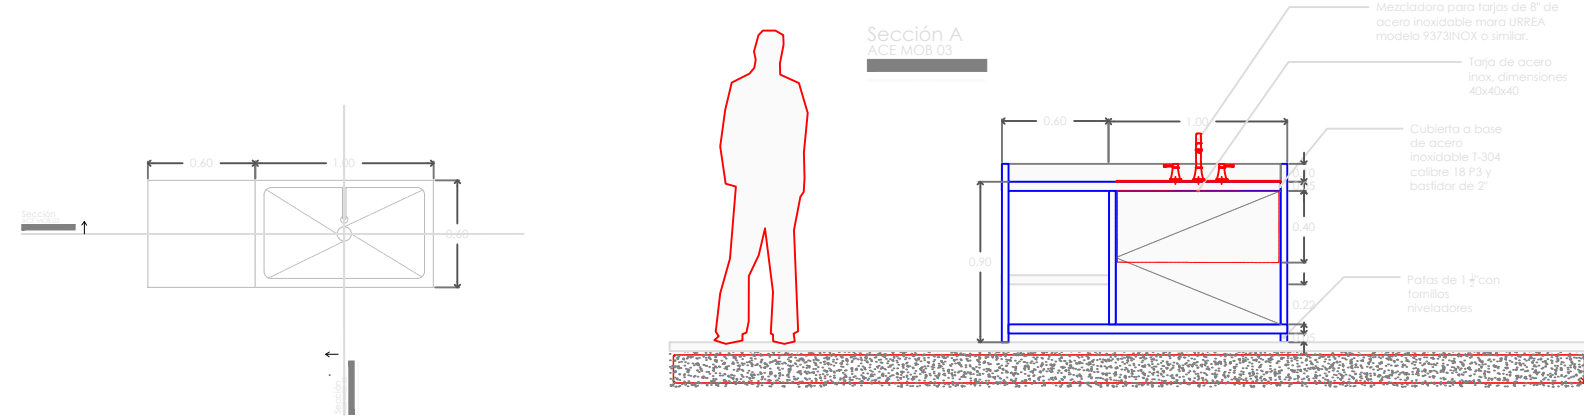

ACE
MOB 04

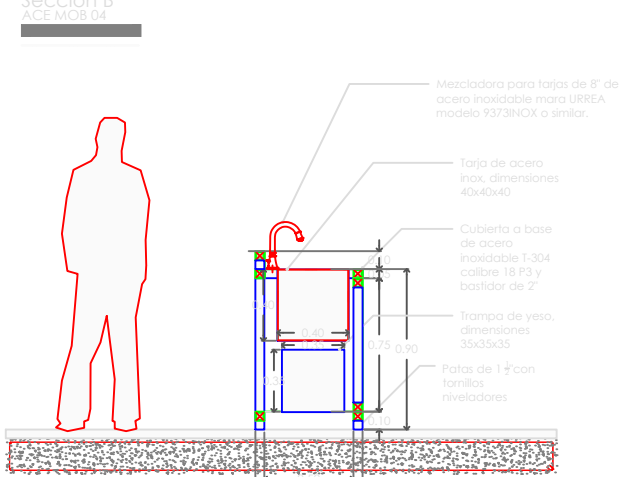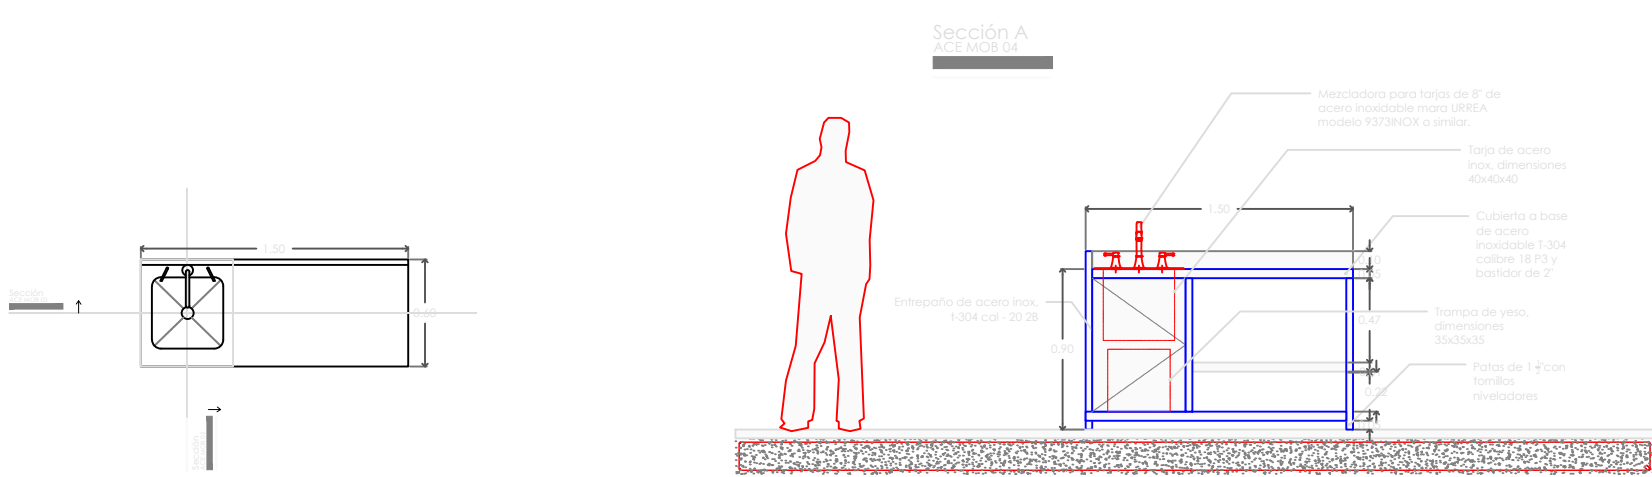

ACE
MOB 05

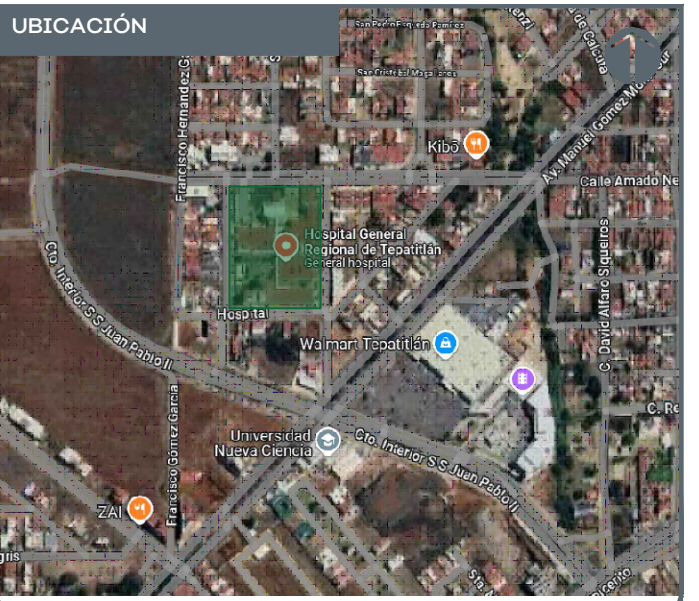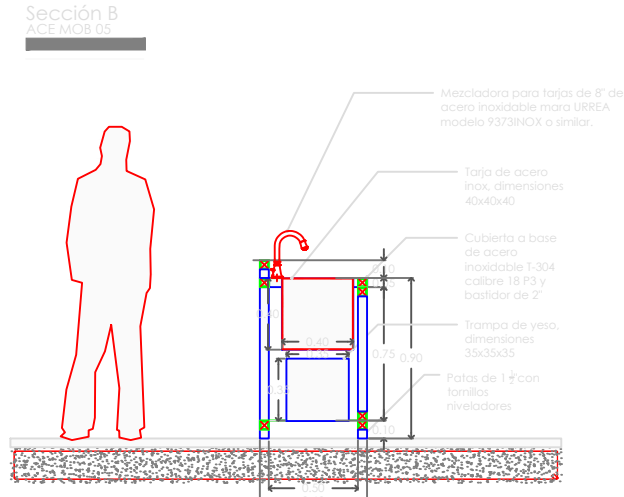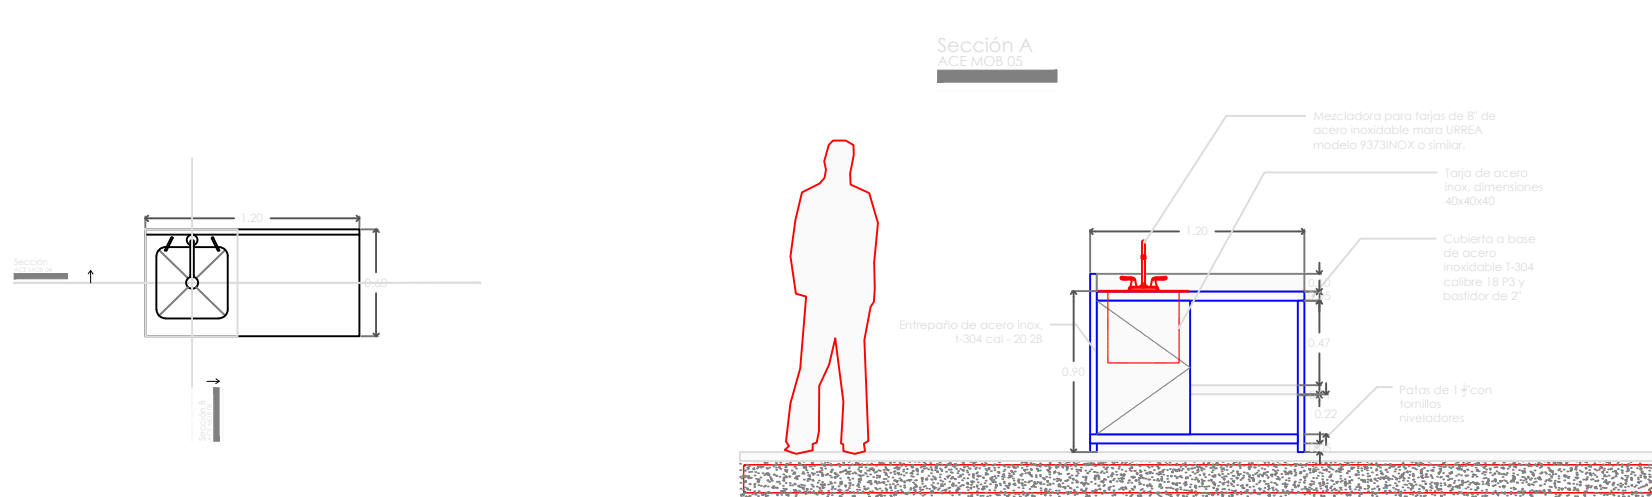


NOTAS:

VALIDACIÓN TÉCNICA	
Dr. Héctor Raúl Pérez Gómez Secretario de Salud Jalisco	
Dr. Héctor Hugo Bravo Hernández Director General del OPD Servicios de Salud Jalisco	
Dr. Manuel Alejandro Barajas Zambrano Subdirector General Médico del OPD Servicios de Salud Jalisco	
Dr. Sergio Quintero Luce Coordinador de Salud Municipal de Secretaría de Salud Jalisco	
AUTORIZACIÓN:	
Ing. David Miguel Zamora Bueno Secretario de Infraestructura y Obra Pública del Estado de Jalisco	
Mtro. Joel Iván Zúñiga Gosálvez Director General de Proyectos de Ingeniería	
DATOS GENERALES	
Localización: Calle Amado Nervo #1025, La Gloria, C.P. 47670, Tepatlán de Morelos.	
Municipio: Tepatlán de Morelos, Jal.	
PROYECTO:	
REHABILITACIÓN DEL ÁREA DE CONSULTA DE URGENCIAS Y CIRCULACIONES EN EL HOSPITAL REGIONAL DE TEPATILÁN DE MORELOS, EN EL MUNICIPIO DE TEPATILÁN DE MORELOS, JALISCO.	
CONTENIDO:	
DETALLES ACERO INOXIDABLE	
ESCALA:	FECHA:
1:250	SEPTIEMBRE 2026
CLAVE DE PLANO:	
A-ACE INOX 02	

HOSPITAL REGIONAL TEPATILÁN DE MORELOS SIOP-E-SMAFDR-OB-LP-0770-2026



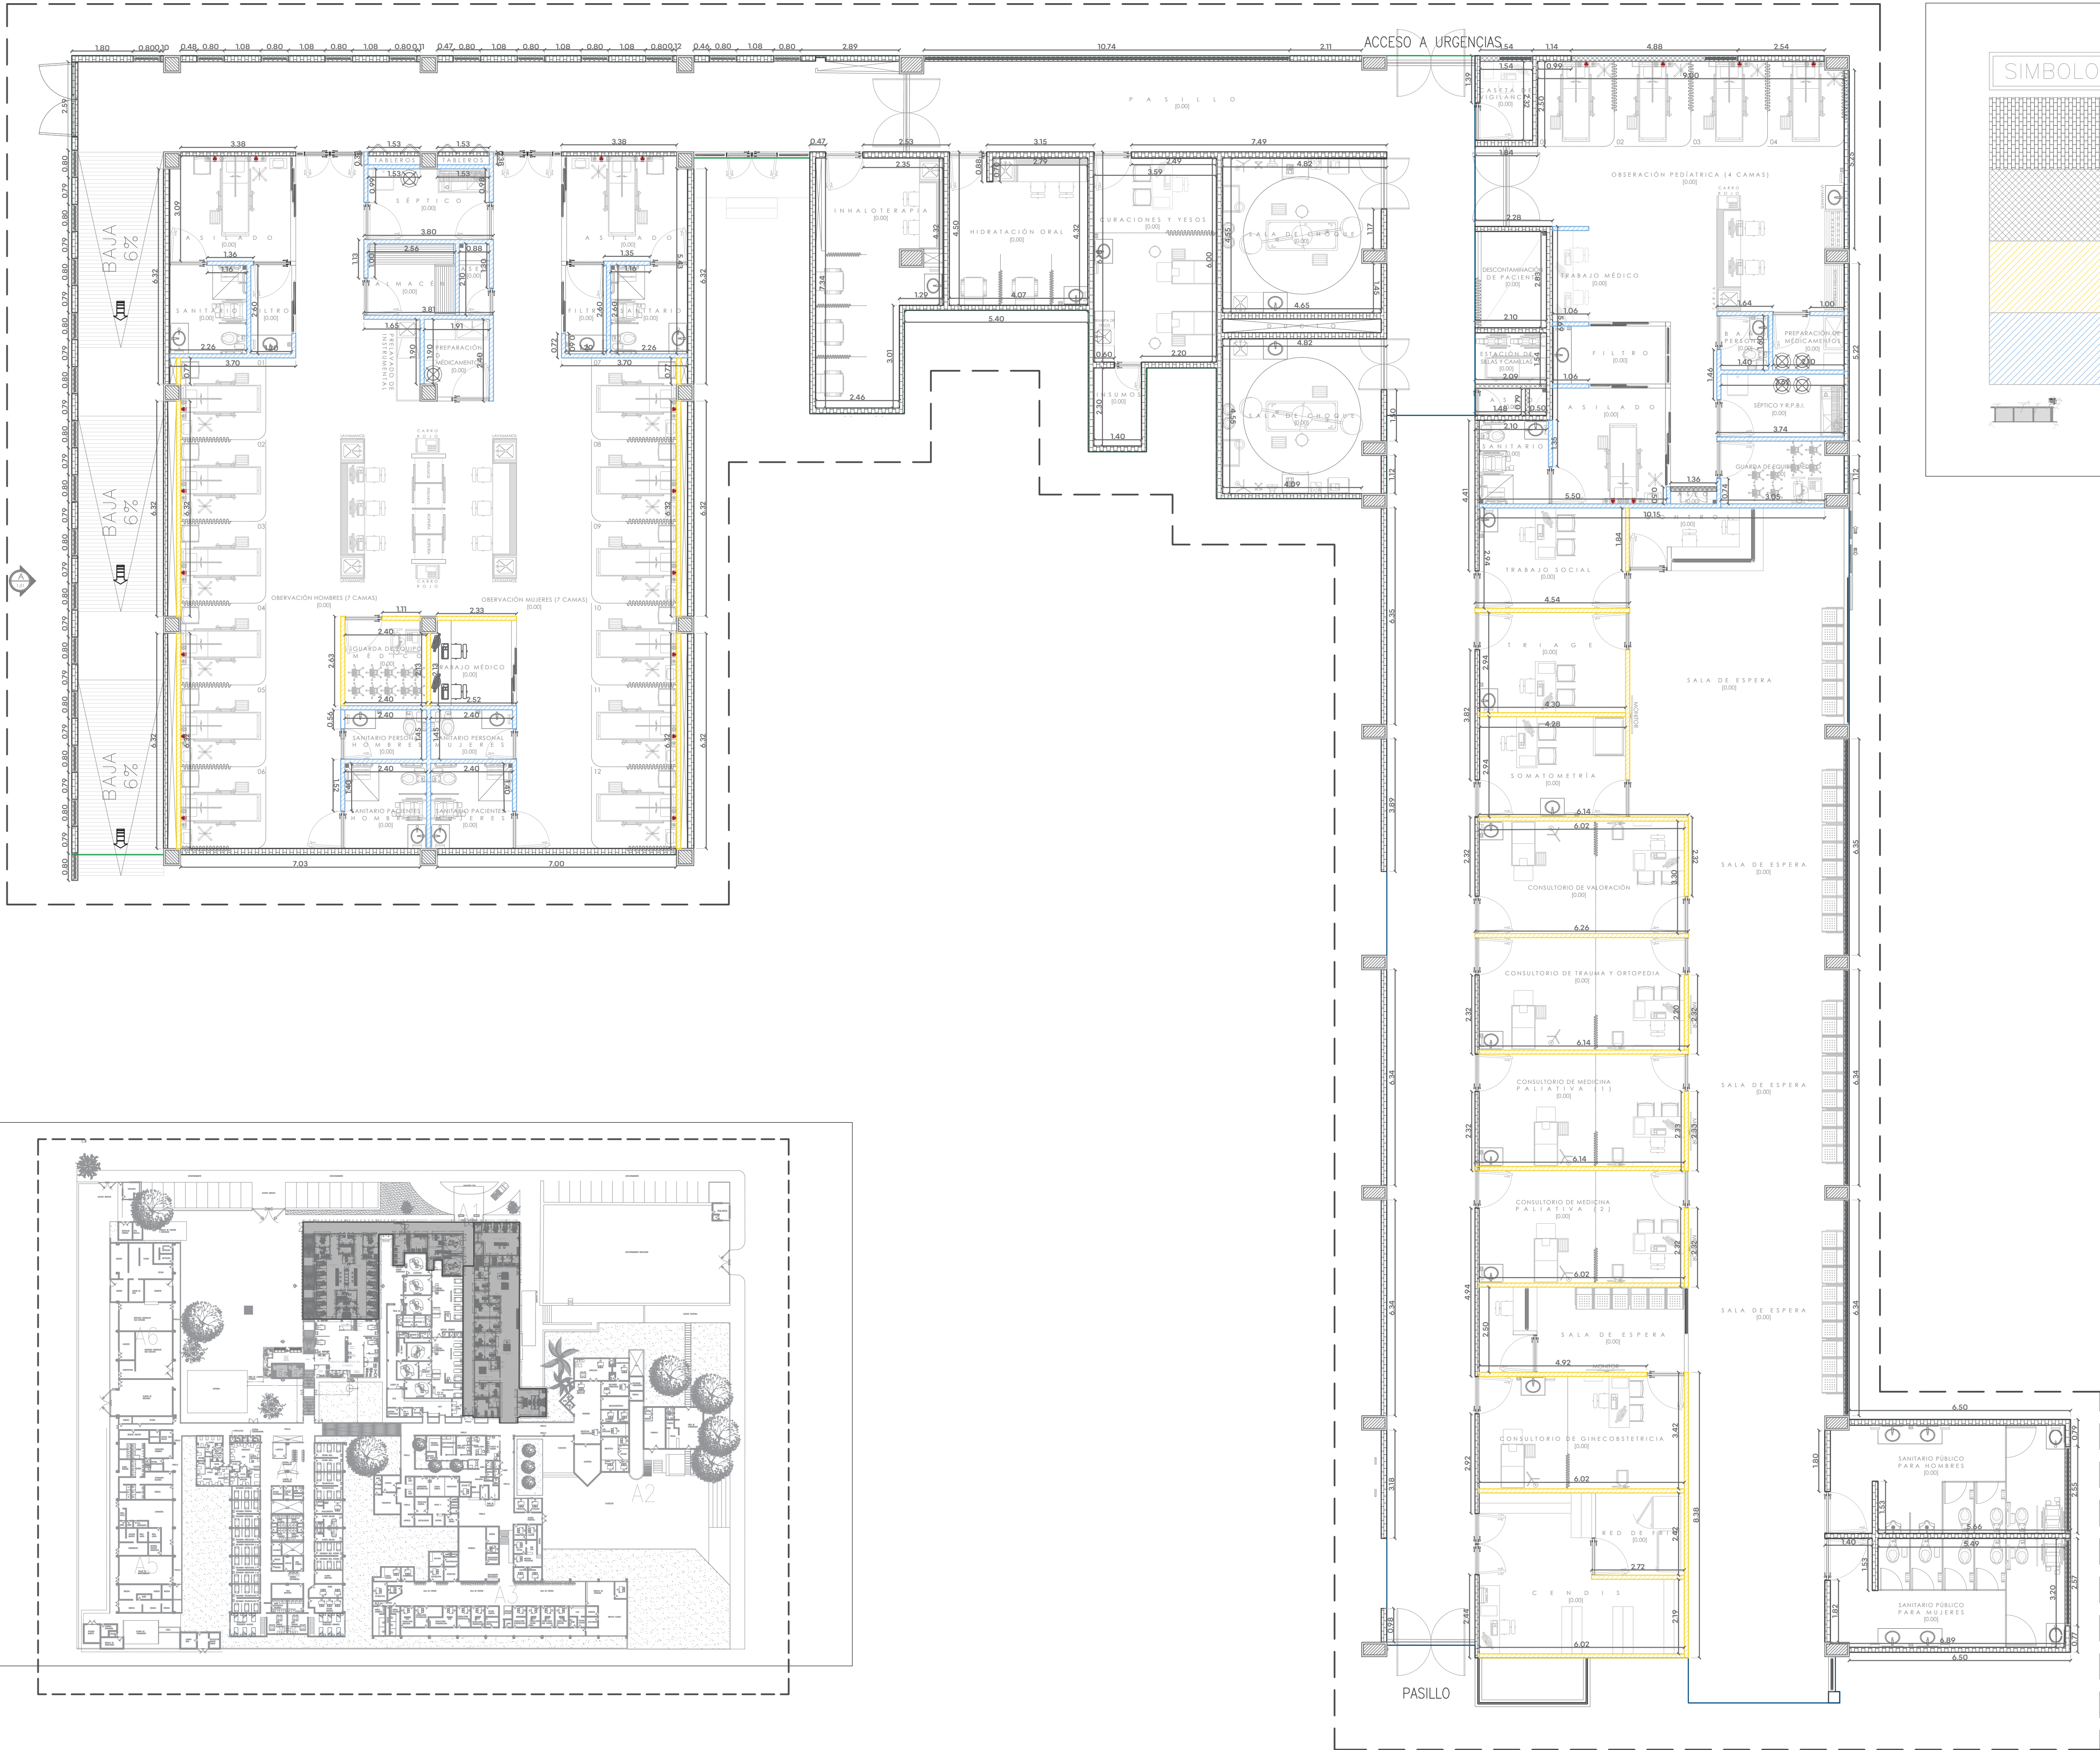

SIMBOLO	DESCRIPCION
	MURO DE LADRILLO DE LAMA DE 7 X 14 X 28 cm Ó MURO DE CONCRETO Ó COLUMNA DE ACERO.
	MURO BAJO DE LADRILLO DE LAMA DE 7 X 14 X 28 CM Ó MURO DE CONCRETO.
	MURO DE TABLAROCA A DOS CARAS PANEL DE YESO 1/2 ELABORADO CON BASTIDOR METALICO
	MURO DE TABLAROCA ANTIHUMEDAD A DOS CARAS PANEL DE YESO 1/2 ELABORADO CON BASTIDOR METALICO



NOTAS:

VALIDACIÓN TÉCNICA

Dr. Héctor Raúl Pérez Gómez
Secretario de Salud Jalisco

Dr. Héctor Hugo Bravo Hernández
Director General del OPD Servicios de Salud Jalisco

Dr. Manuel Alejandro Barajas Zambrano
Subdirector General Médico del OPD Servicios de Salud Jalisco

Dr. Sergio Quintero Luce
Coordinador de Salud Municipal de Secretaría de Salud Jalisco

AUTORIZACIÓN:

Ing. David Miguel Zamora Bueno
Secretario de Infraestructura y Obra Pública del Estado de Jalisco

Mtro. Joel Iván Zúñiga Gosálvez
Director General de Proyectos de Ingeniería

DATOS GENERALES

Localización: Calle Amado Nervo #1025, La Gloria, C.P. 47670, Tepatlán de Morelos.

Municipio: Tepatlán de Morelos, Jal.

PROYECTO:

REHABILITACIÓN DEL ÁREA DE CONSULTA DE URGENCIAS Y CIRCULACIONES EN EL HOSPITAL REGIONAL DE TEPATLÁN DE MORELOS, EN EL MUNICIPIO DE TEPATLÁN DE MORELOS, JALISCO.

CONTENIDO:

ALBAÑILERÍAS

ESCALA: 1:250

FECHA: SEPTIEMBRE 2026


CLAVE DE PLANO: A-ALBA-01

HOSPITAL REGIONAL TEPATLÁN DE MORELOS SIOP-E-SMAFDR-OB-LP-0770-2026





02 PLANTA ARQUITECTONICA ESTADO PROPUESTO (TERAPIA INTENSIVA Y URGENCIAS)
ESCALA 1:100
HRT-HOSPITAL REGIONAL DE TEPATILÁN

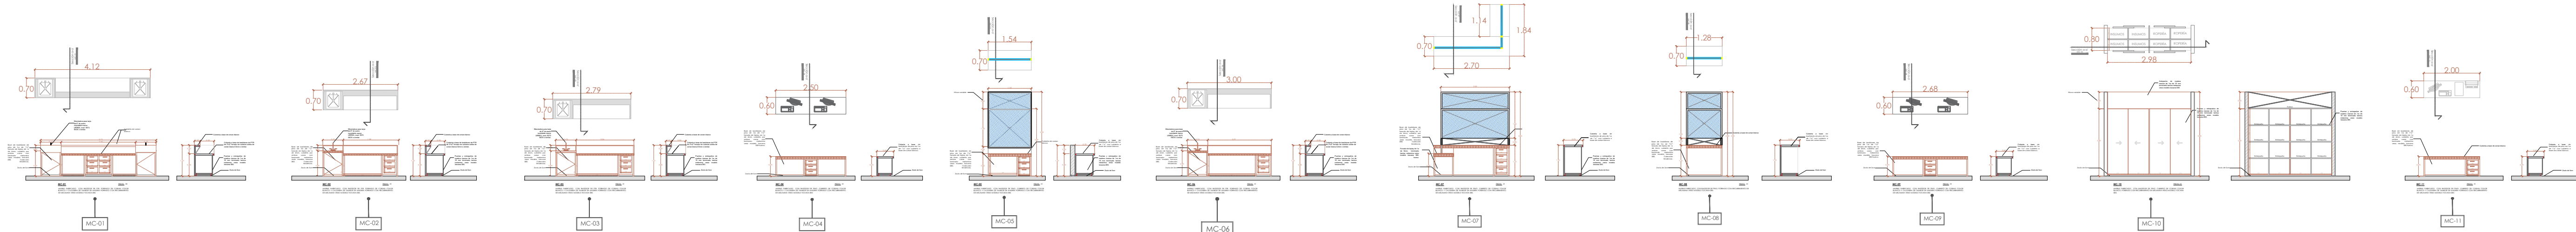

NOTAS:

VALIDACIÓN TÉCNICA

Dr. Héctor Raúl Pérez Gómez
Secretario de Salud Jalisco

Dr. Héctor Hugo Bravo Hernández
Director General del OPD Servicios de Salud Jalisco

Dr. Manuel Alejandro Barajas Zambrano
Subdirector General Médico del OPD Servicios de Salud Jalisco

Dr. Sergio Quintero Luce
Coordinador de Salud Municipal de Secretaría de Salud Jalisco

AUTORIZACIÓN:

Ing. David Miguel Zamora Bueno
Secretario de Infraestructura y Obra Pública del Estado de Jalisco

Mtro. Joel Iván Zúñiga Gosálvez
Director General de Proyectos de Ingeniería

DATOS GENERALES

Localización: Calle Amado Nervo #1025, La Gloria, C.P. 47670, Tepatlán de Morelos.

Municipio: Tepatlán de Morelos, Jal.

PROYECTO:

REHABILITACIÓN DEL ÁREA DE CONSULTA DE URGENCIAS Y CIRCULACIONES EN EL HOSPITAL REGIONAL DE TEPATILÁN DE MORELOS, EN EL MUNICIPIO DE TEPATILÁN DE MORELOS, JALISCO.

CONTENIDO:

ACABADOS EN CARPINTERIA


ESCALA: 1:250

FECHA: SEPTIEMBRE 2026

CLAVE DE PLANO: CARP-01



HOSPITAL REGIONAL TEPATILÁN DE MORELOS SIOP-E-SMAFDR-OB-LP-0770-2026

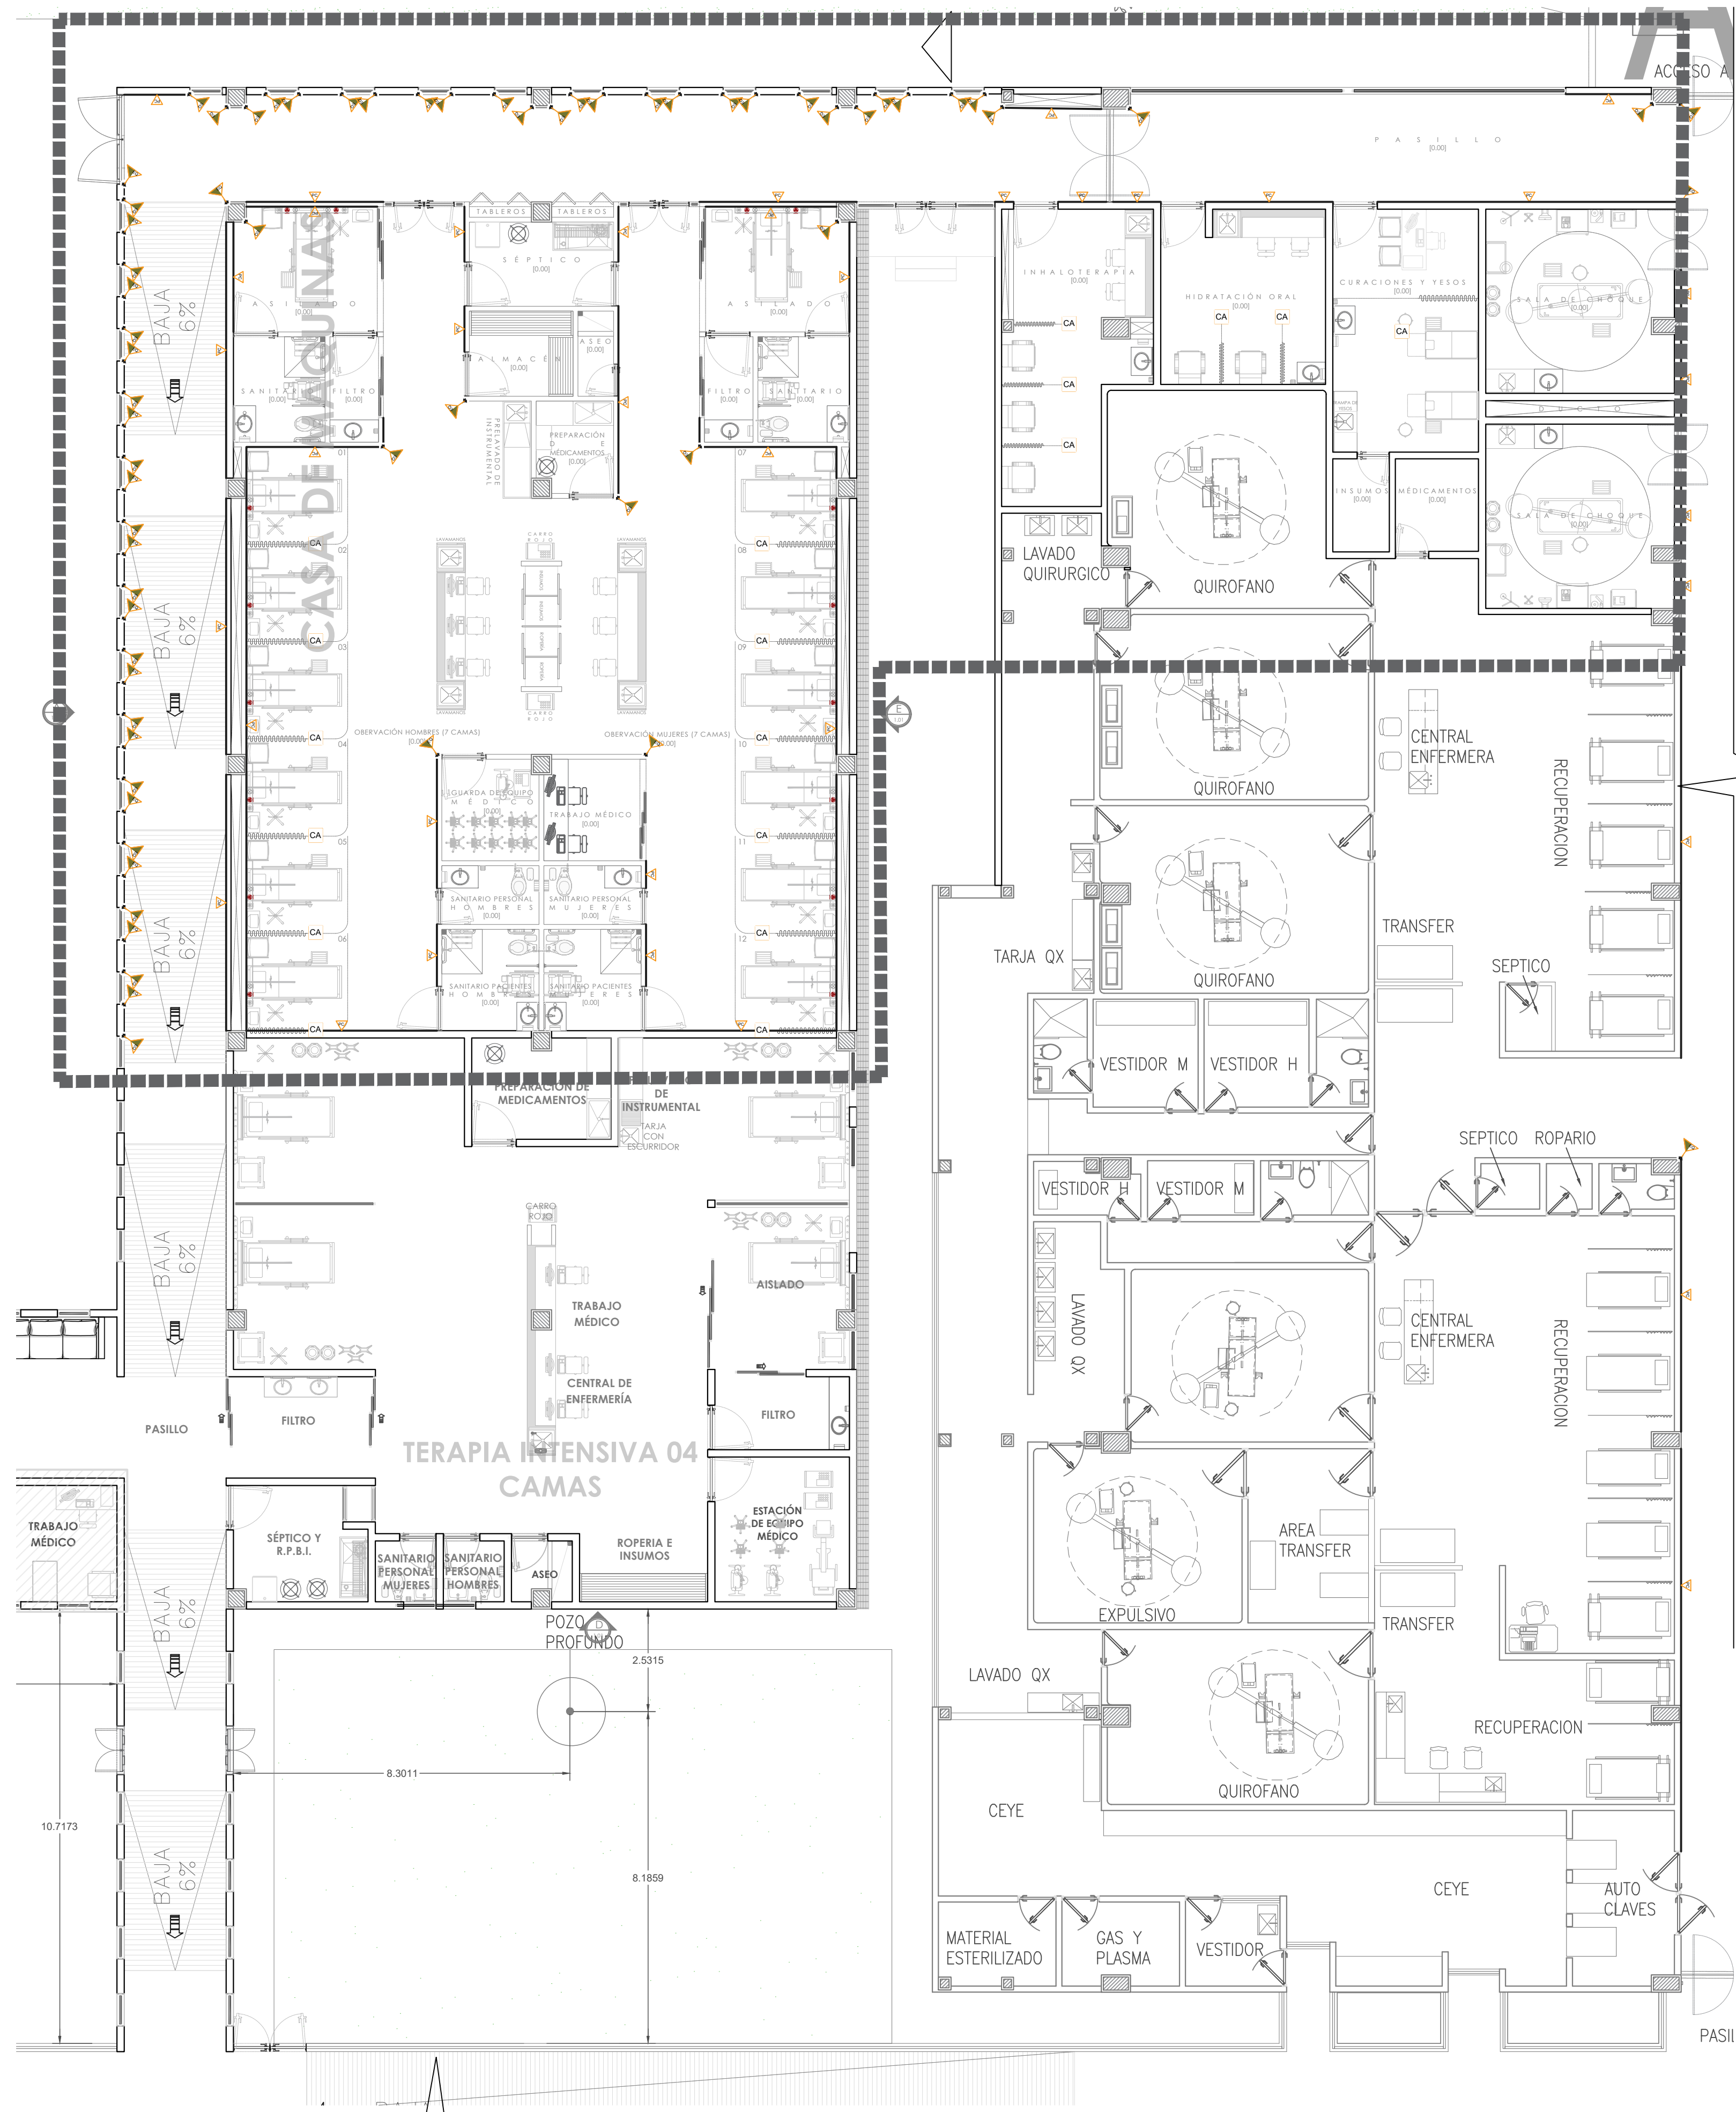



01

HOSPITAL REGIONAL DE TEPATITLÁN (TERAPIA INTENSIVA Y URGENCIAS)
ESCALA 1:100

QUIROFANOS


PROTECCIÓN CONTRA CAMILLAS Y CORTINAS

PC	PROTECCIONES CONTRA IMPACTO DE CAMILLA PROTECCIÓN CONTRA IMPACTO, MODELO AEI/1600-I, IPC. A BASE DE CLIP DE ALUMINIO Y FUNDA EXTRUIDA DE PVC, 152MM DE ALTO, 25MM DE ANCHO DE 3.66M COLOR SLATE, SUMINISTRO DE PROTECCIÓN CON BUMPER Y FUNDA, TRAMOS DE 3.66 ML COLOR SLATE.
EQ	ESQUINEROS ESQUINERO A BASE DE RIEL CONTINUO DE ALUMINIO Y CUBIERTA VINÍLICA ALTO IMPACTO, H=1.20 M, 50 MM POR CARA, MARCA: ULTRABANNER, MODELO: RVHS- 605B, COLOR: S.M.A., TAPAS SUPERIOR E INFERIOR.
CA	CORTINA ANTIBACTERIANA CORTINA ANTIBACTERIANA MARCA AEI HEALTH CURTAIN CON MALLA EN LA PARTE SUPERIOR DE 30CM, INCLUYE: 15% DE HOLGURA, RIEL DE ALUMINIO CON PINTURA ELECTROESTÁTICA BLANCA, CORREDERAS MODELO SURE CHECK Y TAPA FINAL. COLOR AZUL.

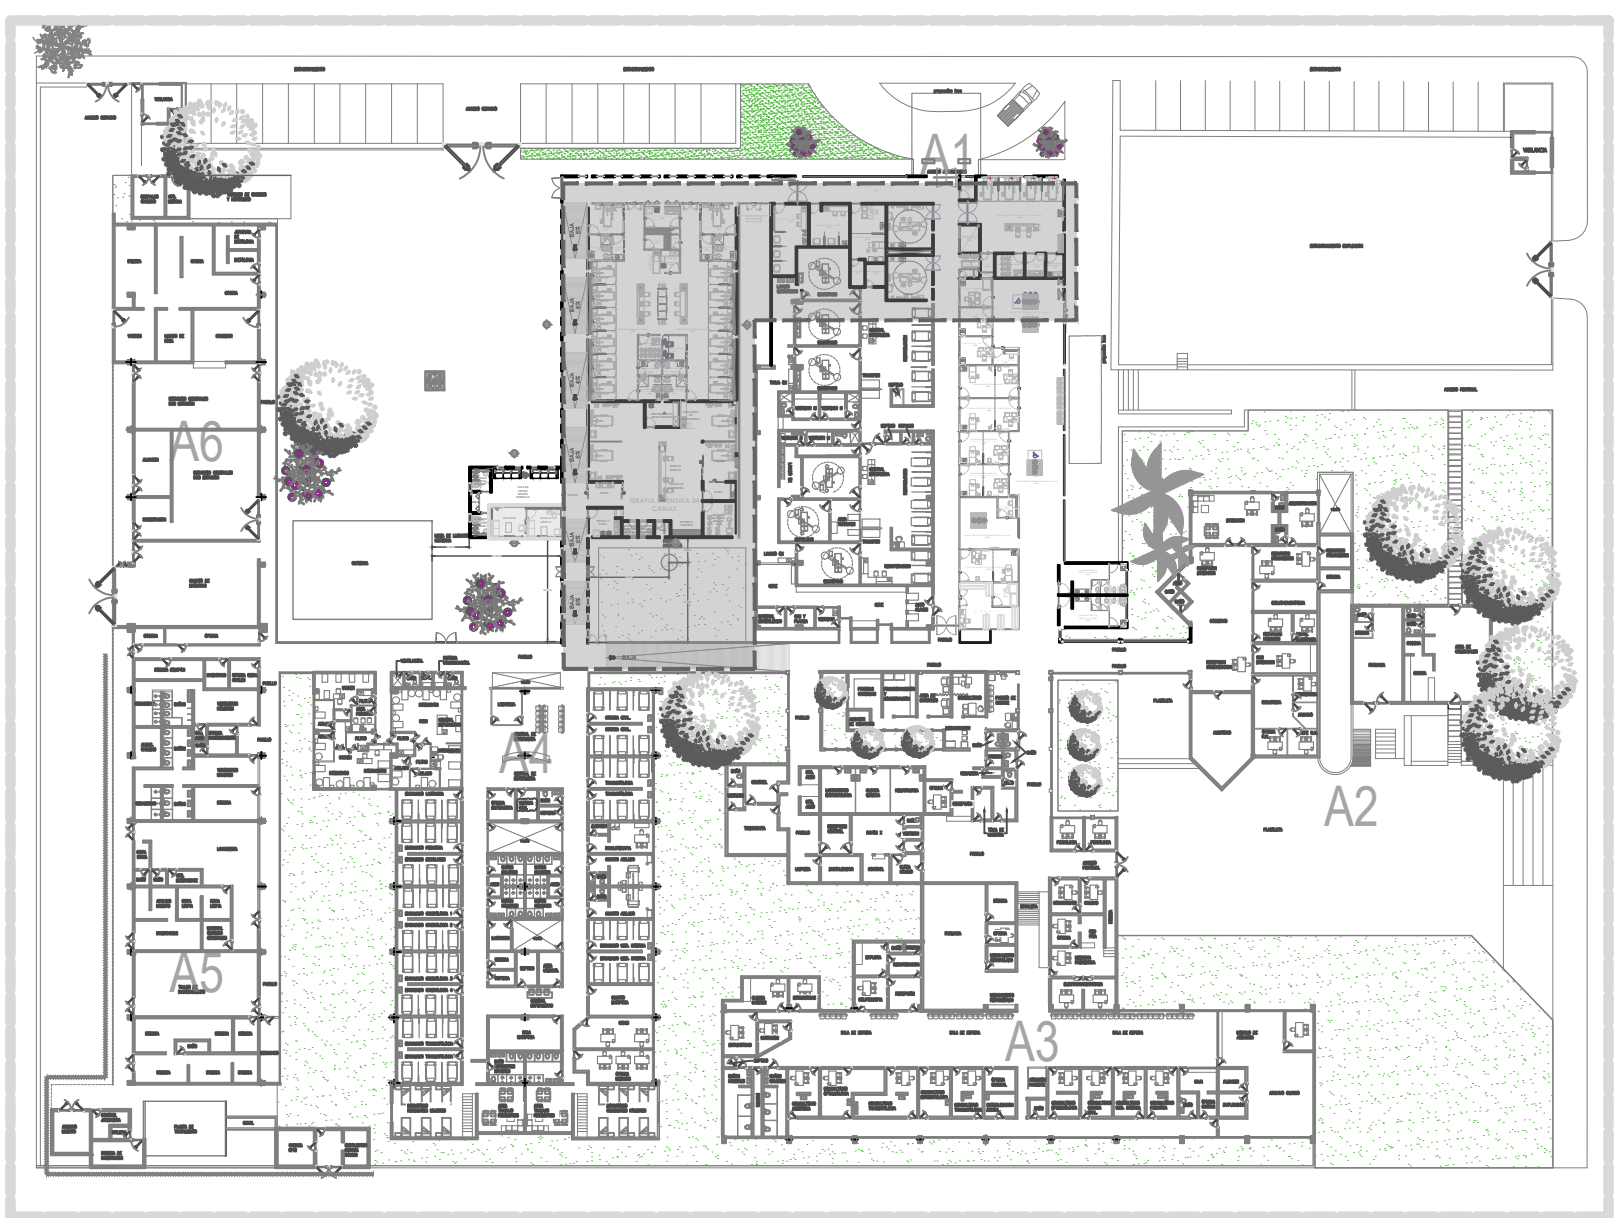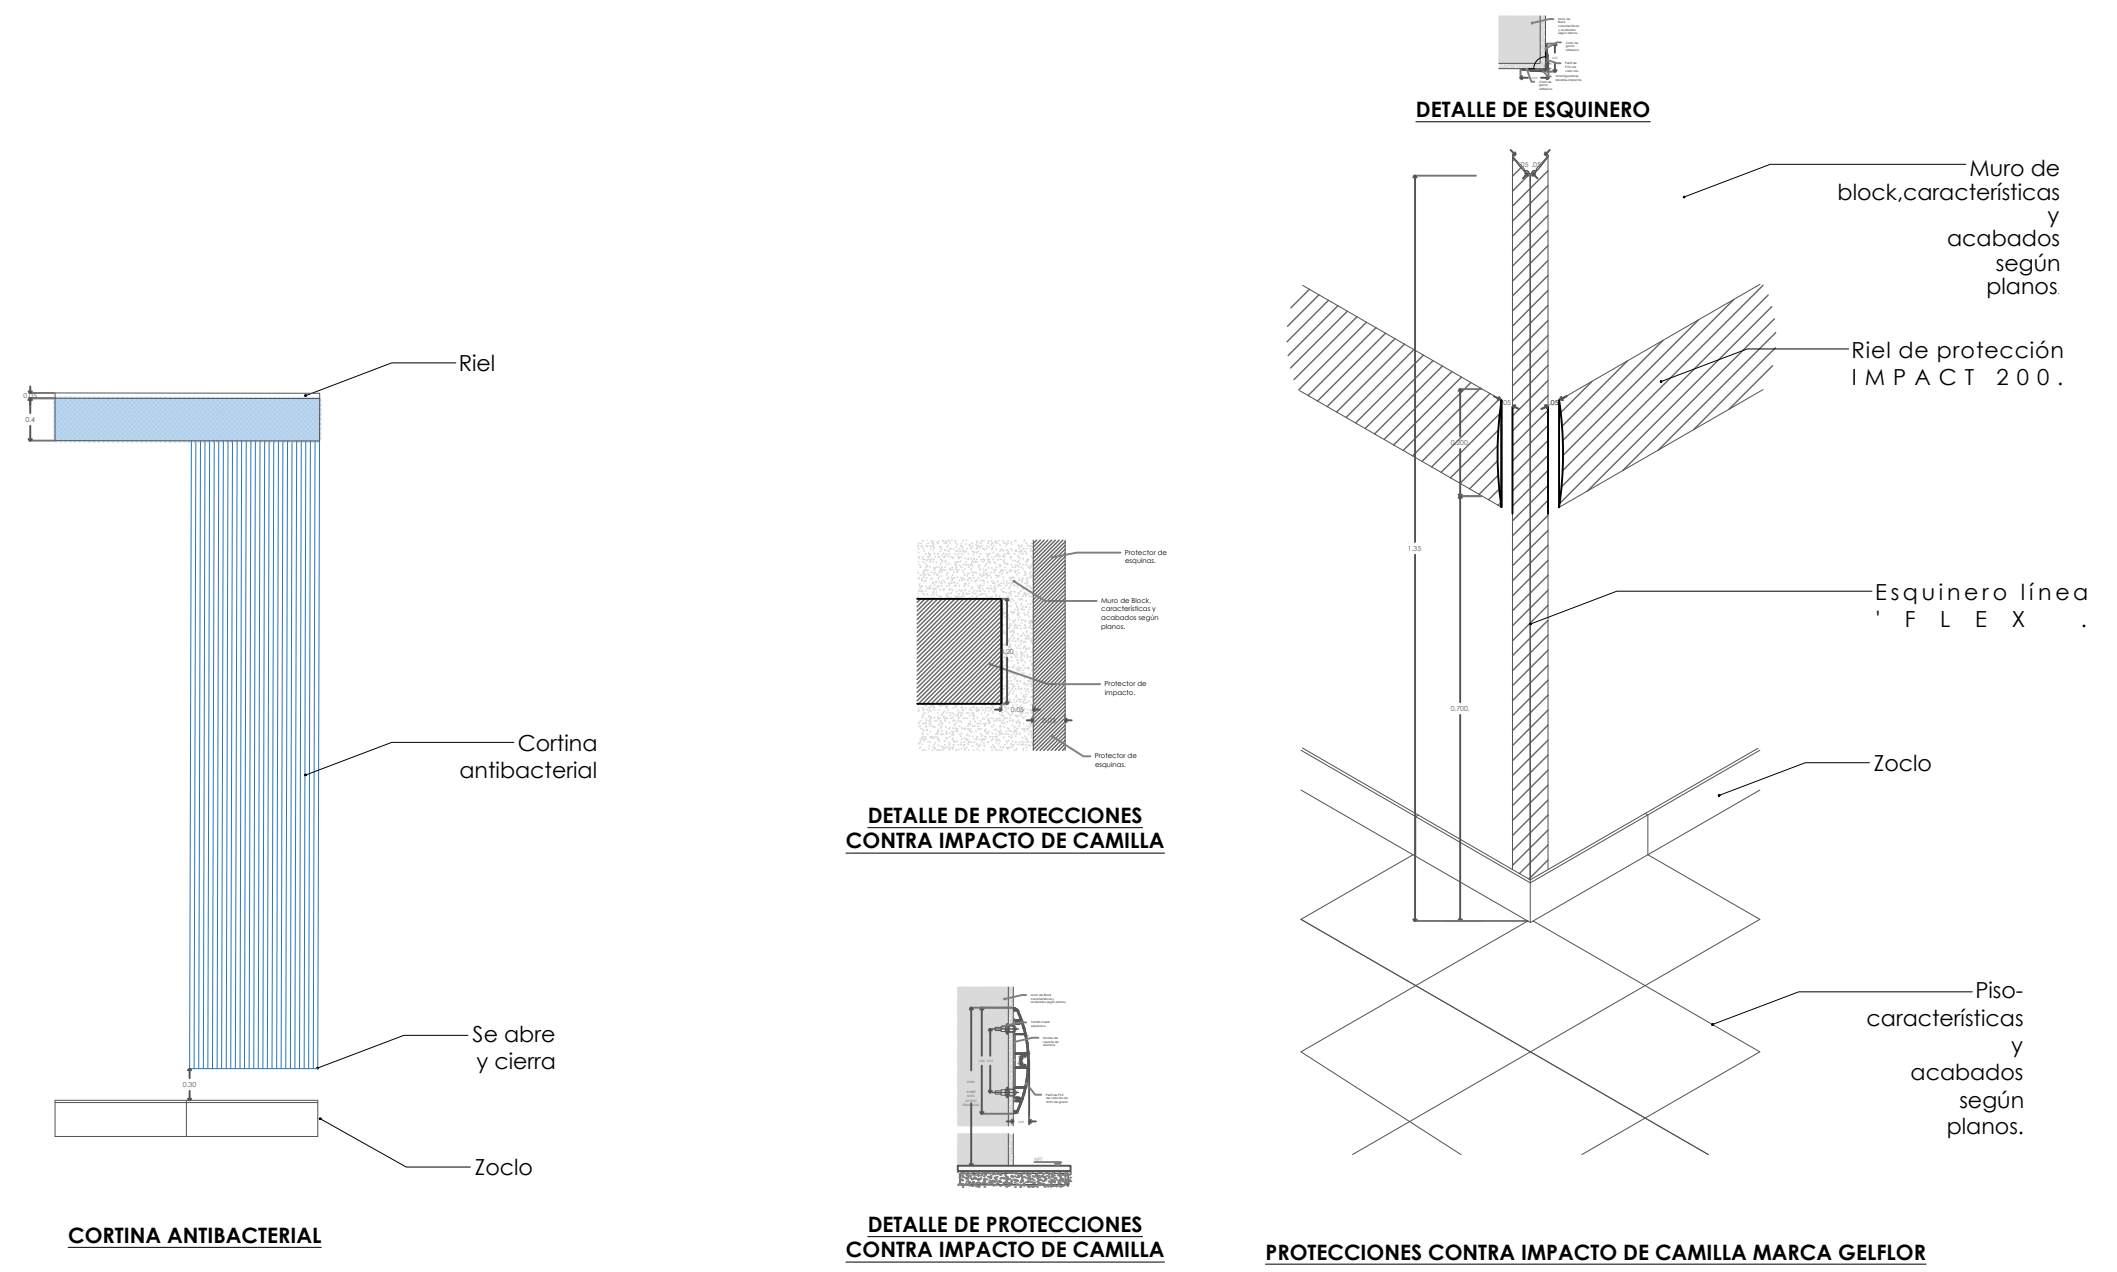

02

HOSPITAL REGIONAL DE TEPATITLÁN
ESCALA 1:600

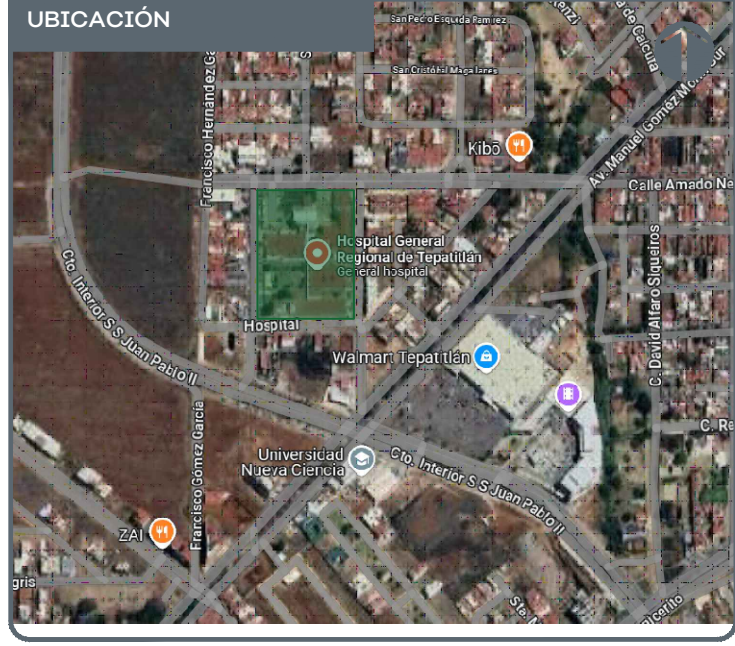

NOTAS:


VALIDACIÓN TÉCNICA	 Salud
Dr. Héctor Raúl Pérez Gómez Secretario de Salud Jalisco	
Dr. Héctor Hugo Bravo Hernández Director General del OPD Servicios de Salud Jalisco	
Dr. Manuel Alejandro Barajas Zambrano Subdirector General Médico del OPD Servicios de Salud Jalisco	
Dr. Sergio Quintero Luce Coordinador de Salud Municipal de Secretaría de Salud Jalisco	
AUTORIZACIÓN:	
Ing. David Miguel Zamora Bueno Secretario de Infraestructura y Obra Pública del Estado de Jalisco	
Mtro. Joel Iván Zúñiga Gosálvez Director General de Proyectos de Ingeniería	
DATOS GENERALES	
Localización: Calle Amado Nervo #1025, La Gloria, C.P. 47670, Tepatitlán de Morelos.	
Municipio: Tepatitlán de Morelos, Jal.	

PROYECTO:
REHABILITACIÓN DEL ÁREA DE CONSULTA DE URGENCIAS Y CIRCULACIONES EN EL HOSPITAL REGIONAL DE TEPATITLÁN DE MORELOS, EN EL MUNICIPIO DE TEPATITLÁN DE MORELOS, JALISCO.
CONTENIDO:
GCC Y CORTINAS ANTIBACTERIALES

ESCALA:	FECHA:	CLAVE DE PLANO:
1250	SEPTIEMBRE 2026	ARQ-01





HOSPITAL REGIONAL TEPATITLÁN DE MORELOS SIOP-E-SMAFDR-OB-LP-0770-2026

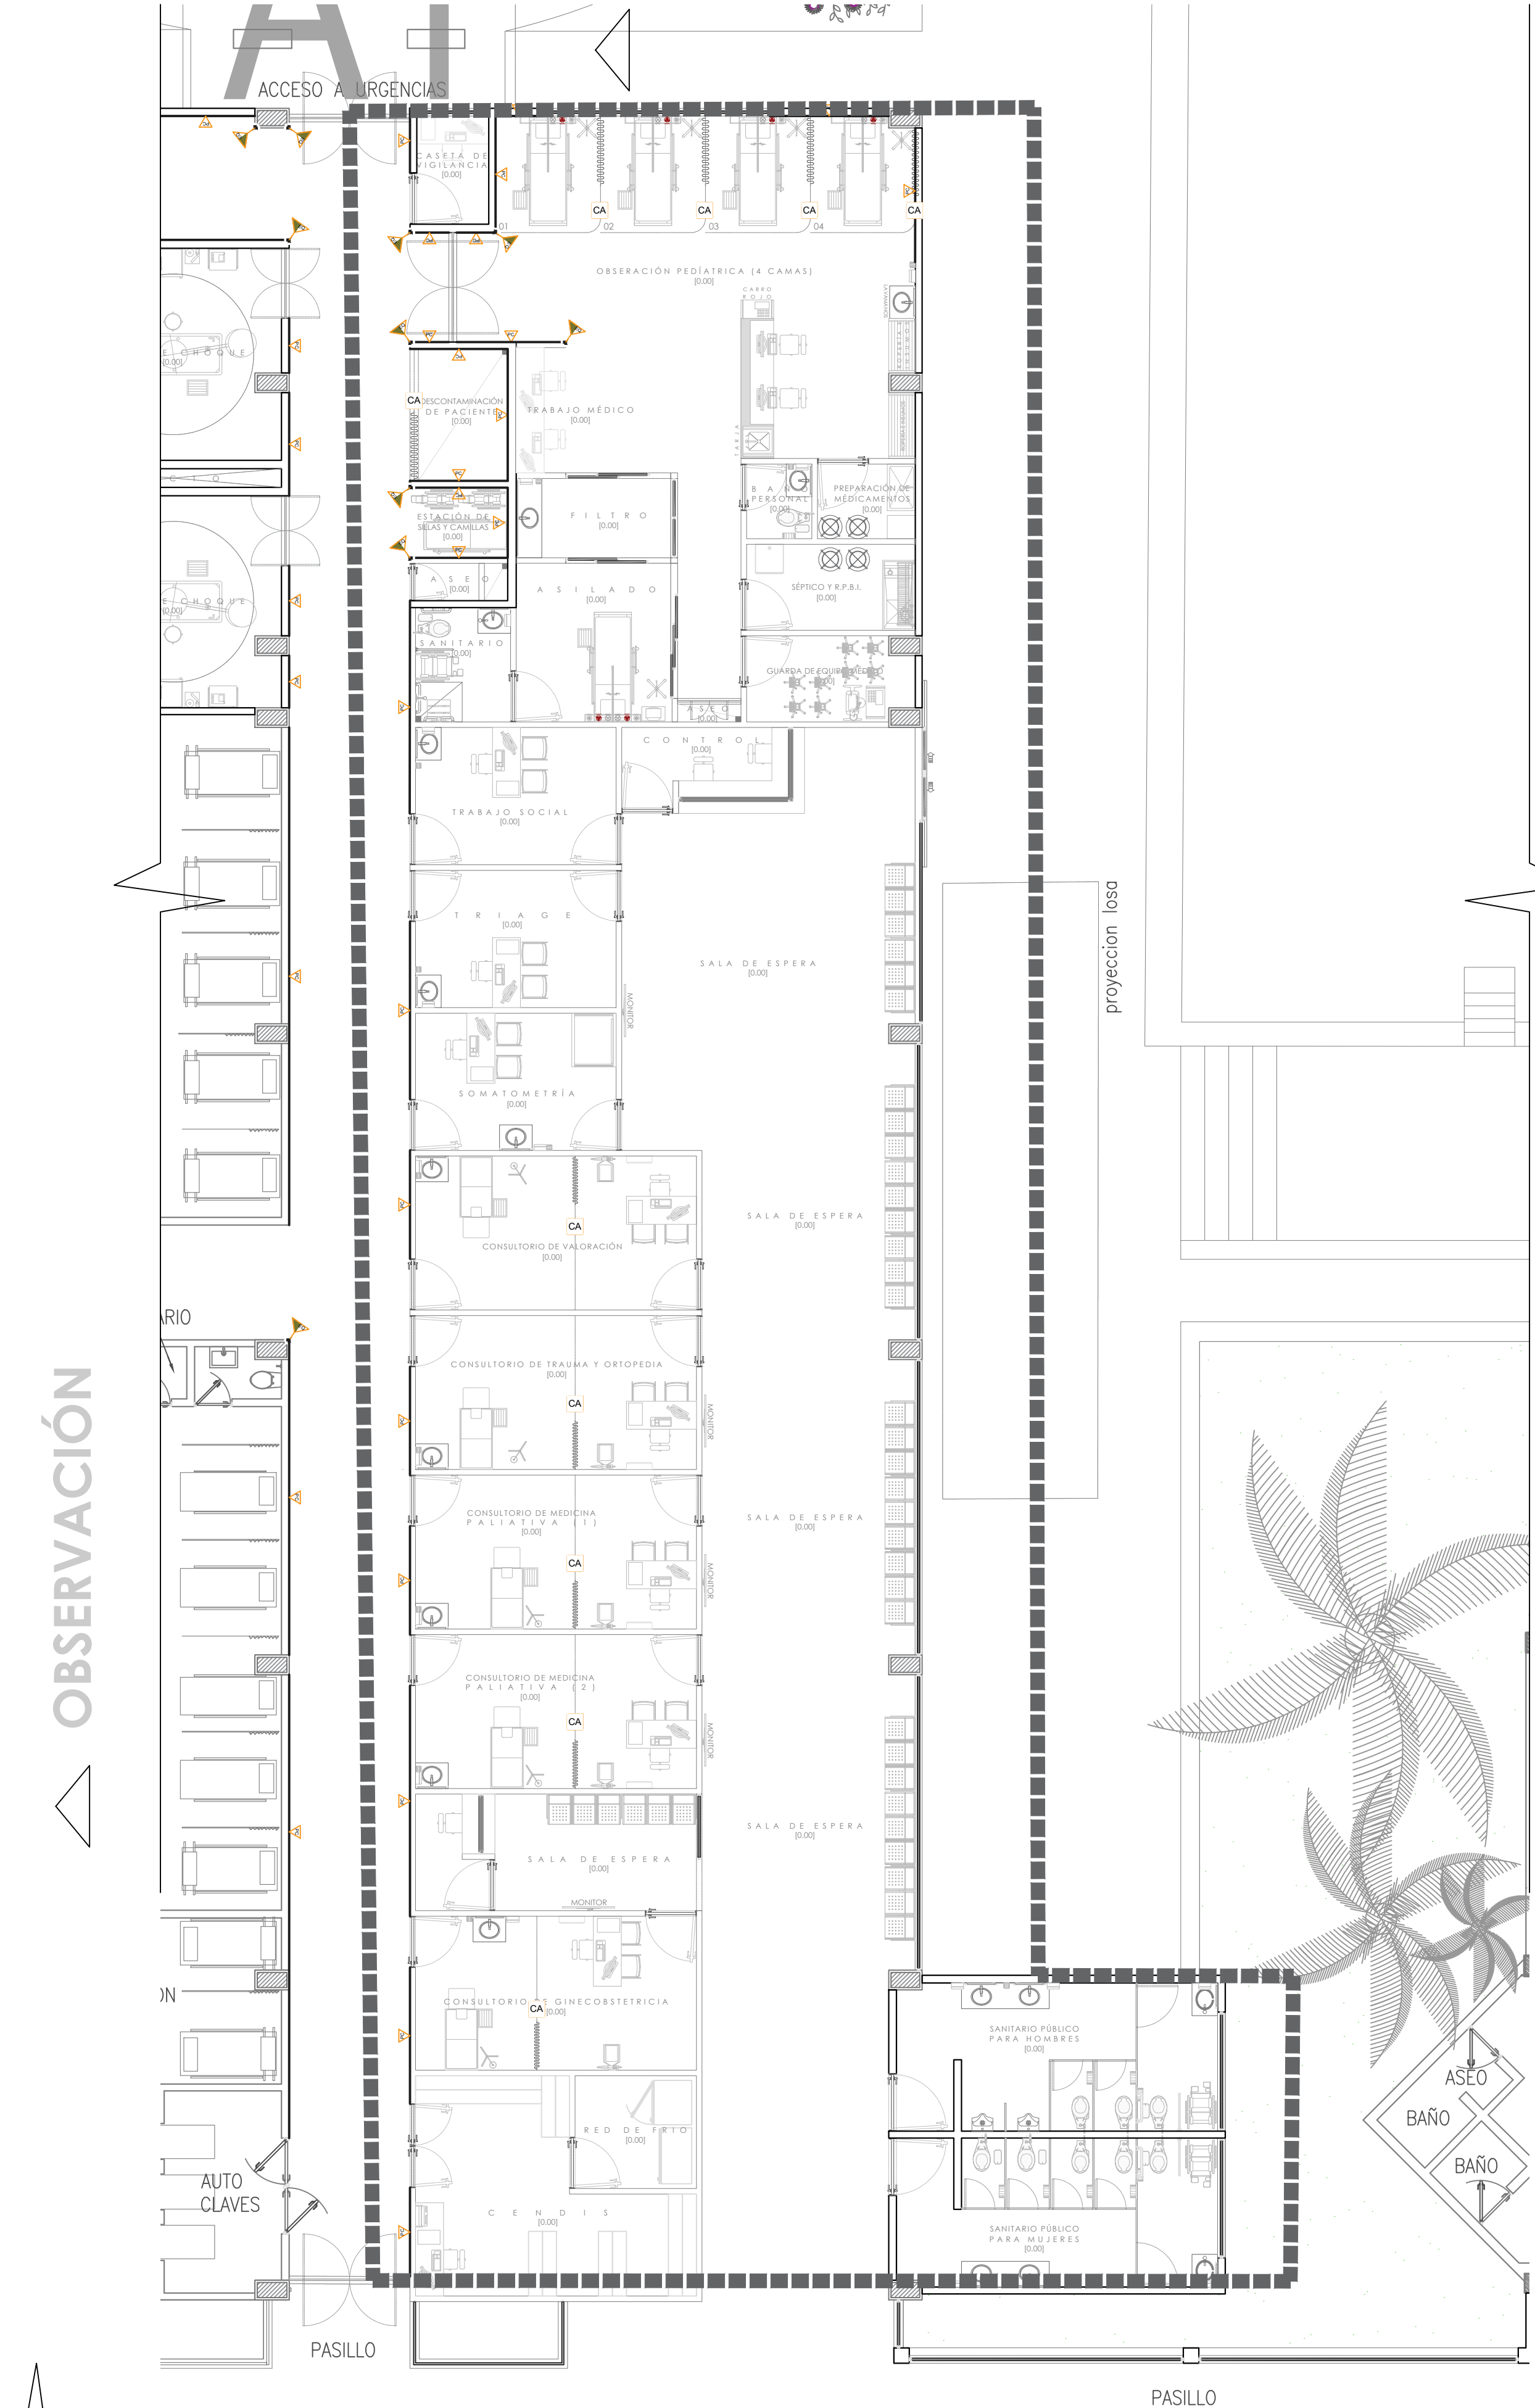

01 HOSPITAL REGIONAL DE TEPATITLÁN (TERAPIA INTENSIVA Y URGENCIAS)
ESCALA 1:100

PROTECCIÓN CONTRA CAMILLAS Y CORTINAS	
PC	PROTECCIONES CONTRA IMPACTO DE CAMILLA PROTECCIÓN CONTRA IMPACTO, MODELO AEI/1 600-I, IPC. A BASE DE CLIP DE ALUMINIO Y FUNDA EXTRUIDA DE PVC, 152MM DE ALTO, 25MM DE ANCHO DE 3.66M COLOR SLATE, SUMINISTRO DE PROTECCIÓN CON BUMPER Y FUNDA, TRAMOS DE 3.66 ML COLOR SLATE.
EQ	ESQUINEROS ESQUINERO A BASE DE RIEL CONTINUO DE ALUMINIO Y CUBIERTA VINÍLICA ALTO IMPACTO, H=1.20 M, 50 MM POR CARA, MARCA: ULTRABANNER, MODELO: RVHS- 605B, COLOR: S.M.A., TAPAS SUPERIOR E INFERIOR.
CA	CORTINA ANTIBACTERIANA CORTINA ANTIBACTERIANA MARCA AEI HEALTH CURTAIN CON MALLA EN LA PARTE SUPERIOR DE 30CM, INCLUYE: 15% DE HOLGURA, RIEL DE ALUMINIO CON PINTURA ELECTROESTÁTICA BLANCA, CORREDERAS MODELO SURE CHECK Y TAPA FINAL. COLOR AZUL.

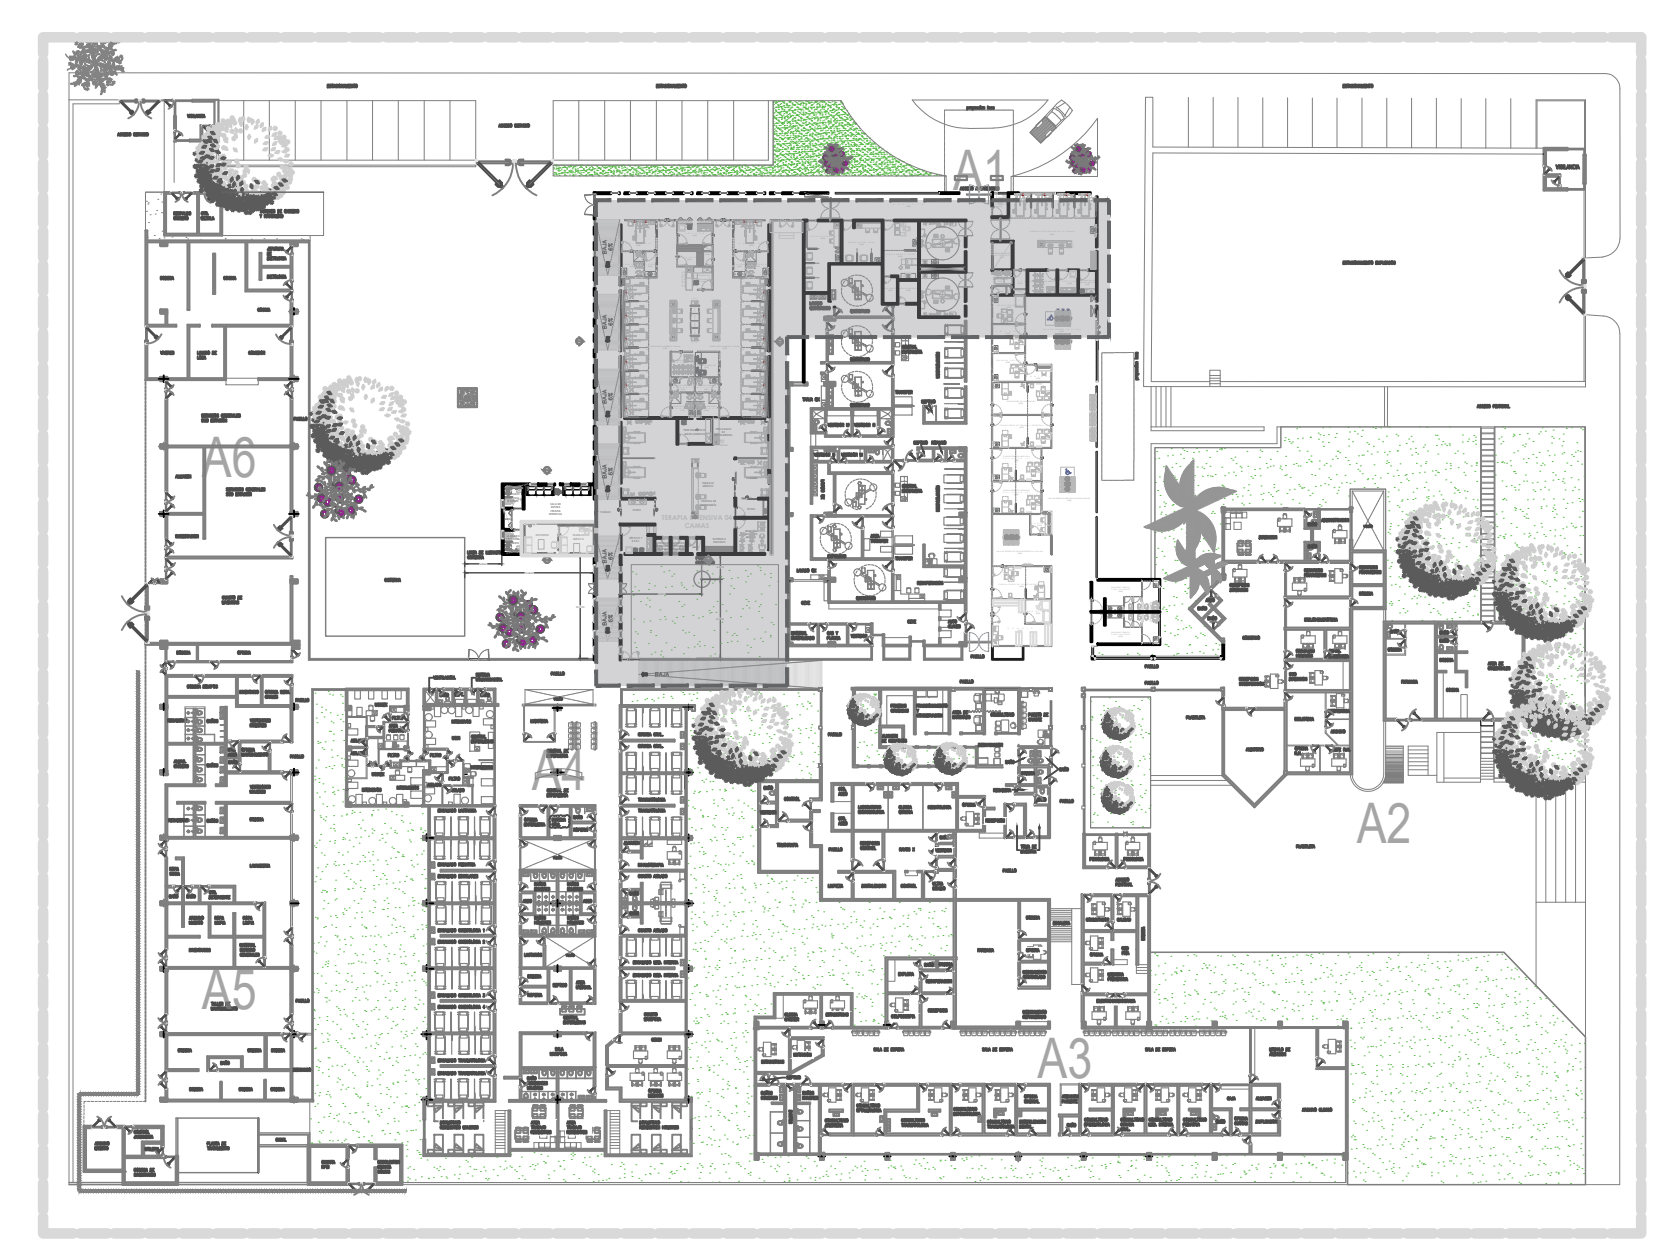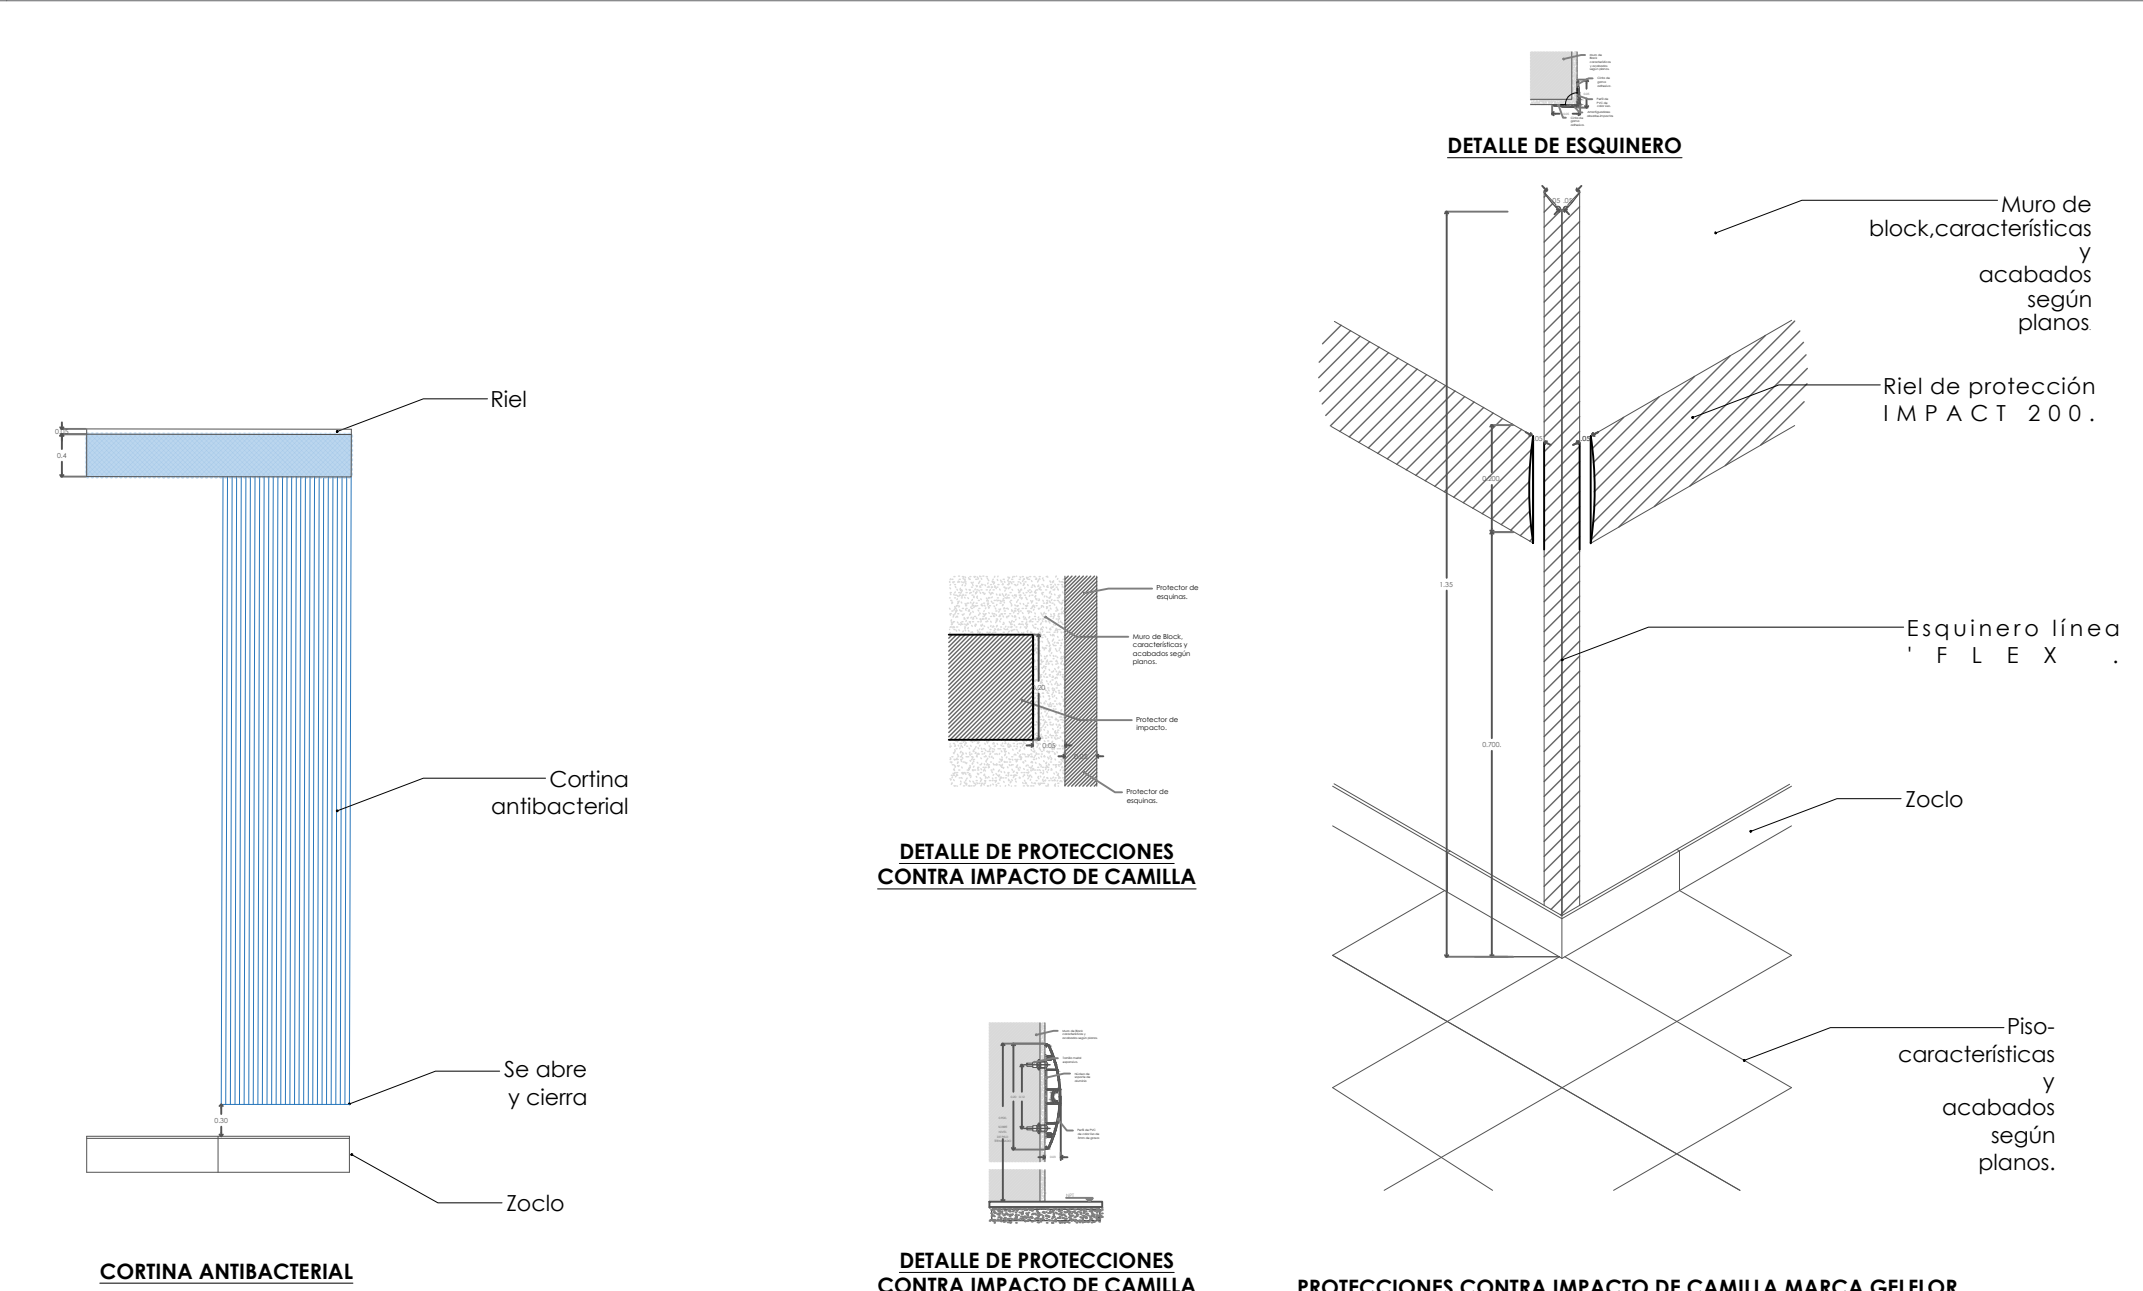

02 HOSPITAL REGIONAL DE TEPATITLÁN
ESCALA 1:600

NOTAS:

VALIDACIÓN TÉCNICA

Dr. Héctor Raúl Pérez Gómez
Secretario de Salud Jalisco

Dr. Héctor Hugo Bravo Hernández
Director General del OPD Servicios de Salud Jalisco

Dr. Manuel Alejandro Barajas Zambrano
Subdirector General Médico del OPD Servicios de Salud Jalisco

Dr. Sergio Quintero Luce
Coordinador de Salud Municipal de Secretaría de Salud Jalisco

AUTORIZACIÓN:

Ing. David Miguel Zamora Bueno
Secretario de Infraestructura y Obra Pública del Estado de Jalisco

Mtro. Joel Iván Zúñiga Gosálvez
Director General de Proyectos de Ingeniería

DATOS GENERALES

Localización: Calle Amado Nervo #1025, La Gloria, C.P. 47670, Tepatitlán de Morelos.

Municipio: Tepatitlán de Morelos, Jal.

PROYECTO:

REHABILITACIÓN DEL ÁREA DE CONSULTA DE URGENCIAS Y CIRCULACIONES EN EL HOSPITAL REGIONAL DE TEPATITLÁN DE MORELOS, EN EL MUNICIPIO DE TEPATITLÁN DE MORELOS, JALISCO.

CONTENIDO:


GCC Y CORTINAS ANTIBACTERIALES

ESCALA: 1250

FECHA: SEPTIEMBRE 2026

CLAVE DE PLANO: ARQ-02

HOSPITAL REGIONAL TEPATITLÁN DE MORELOS SIOP-E-SMAFDR-OB-LP-770-2026

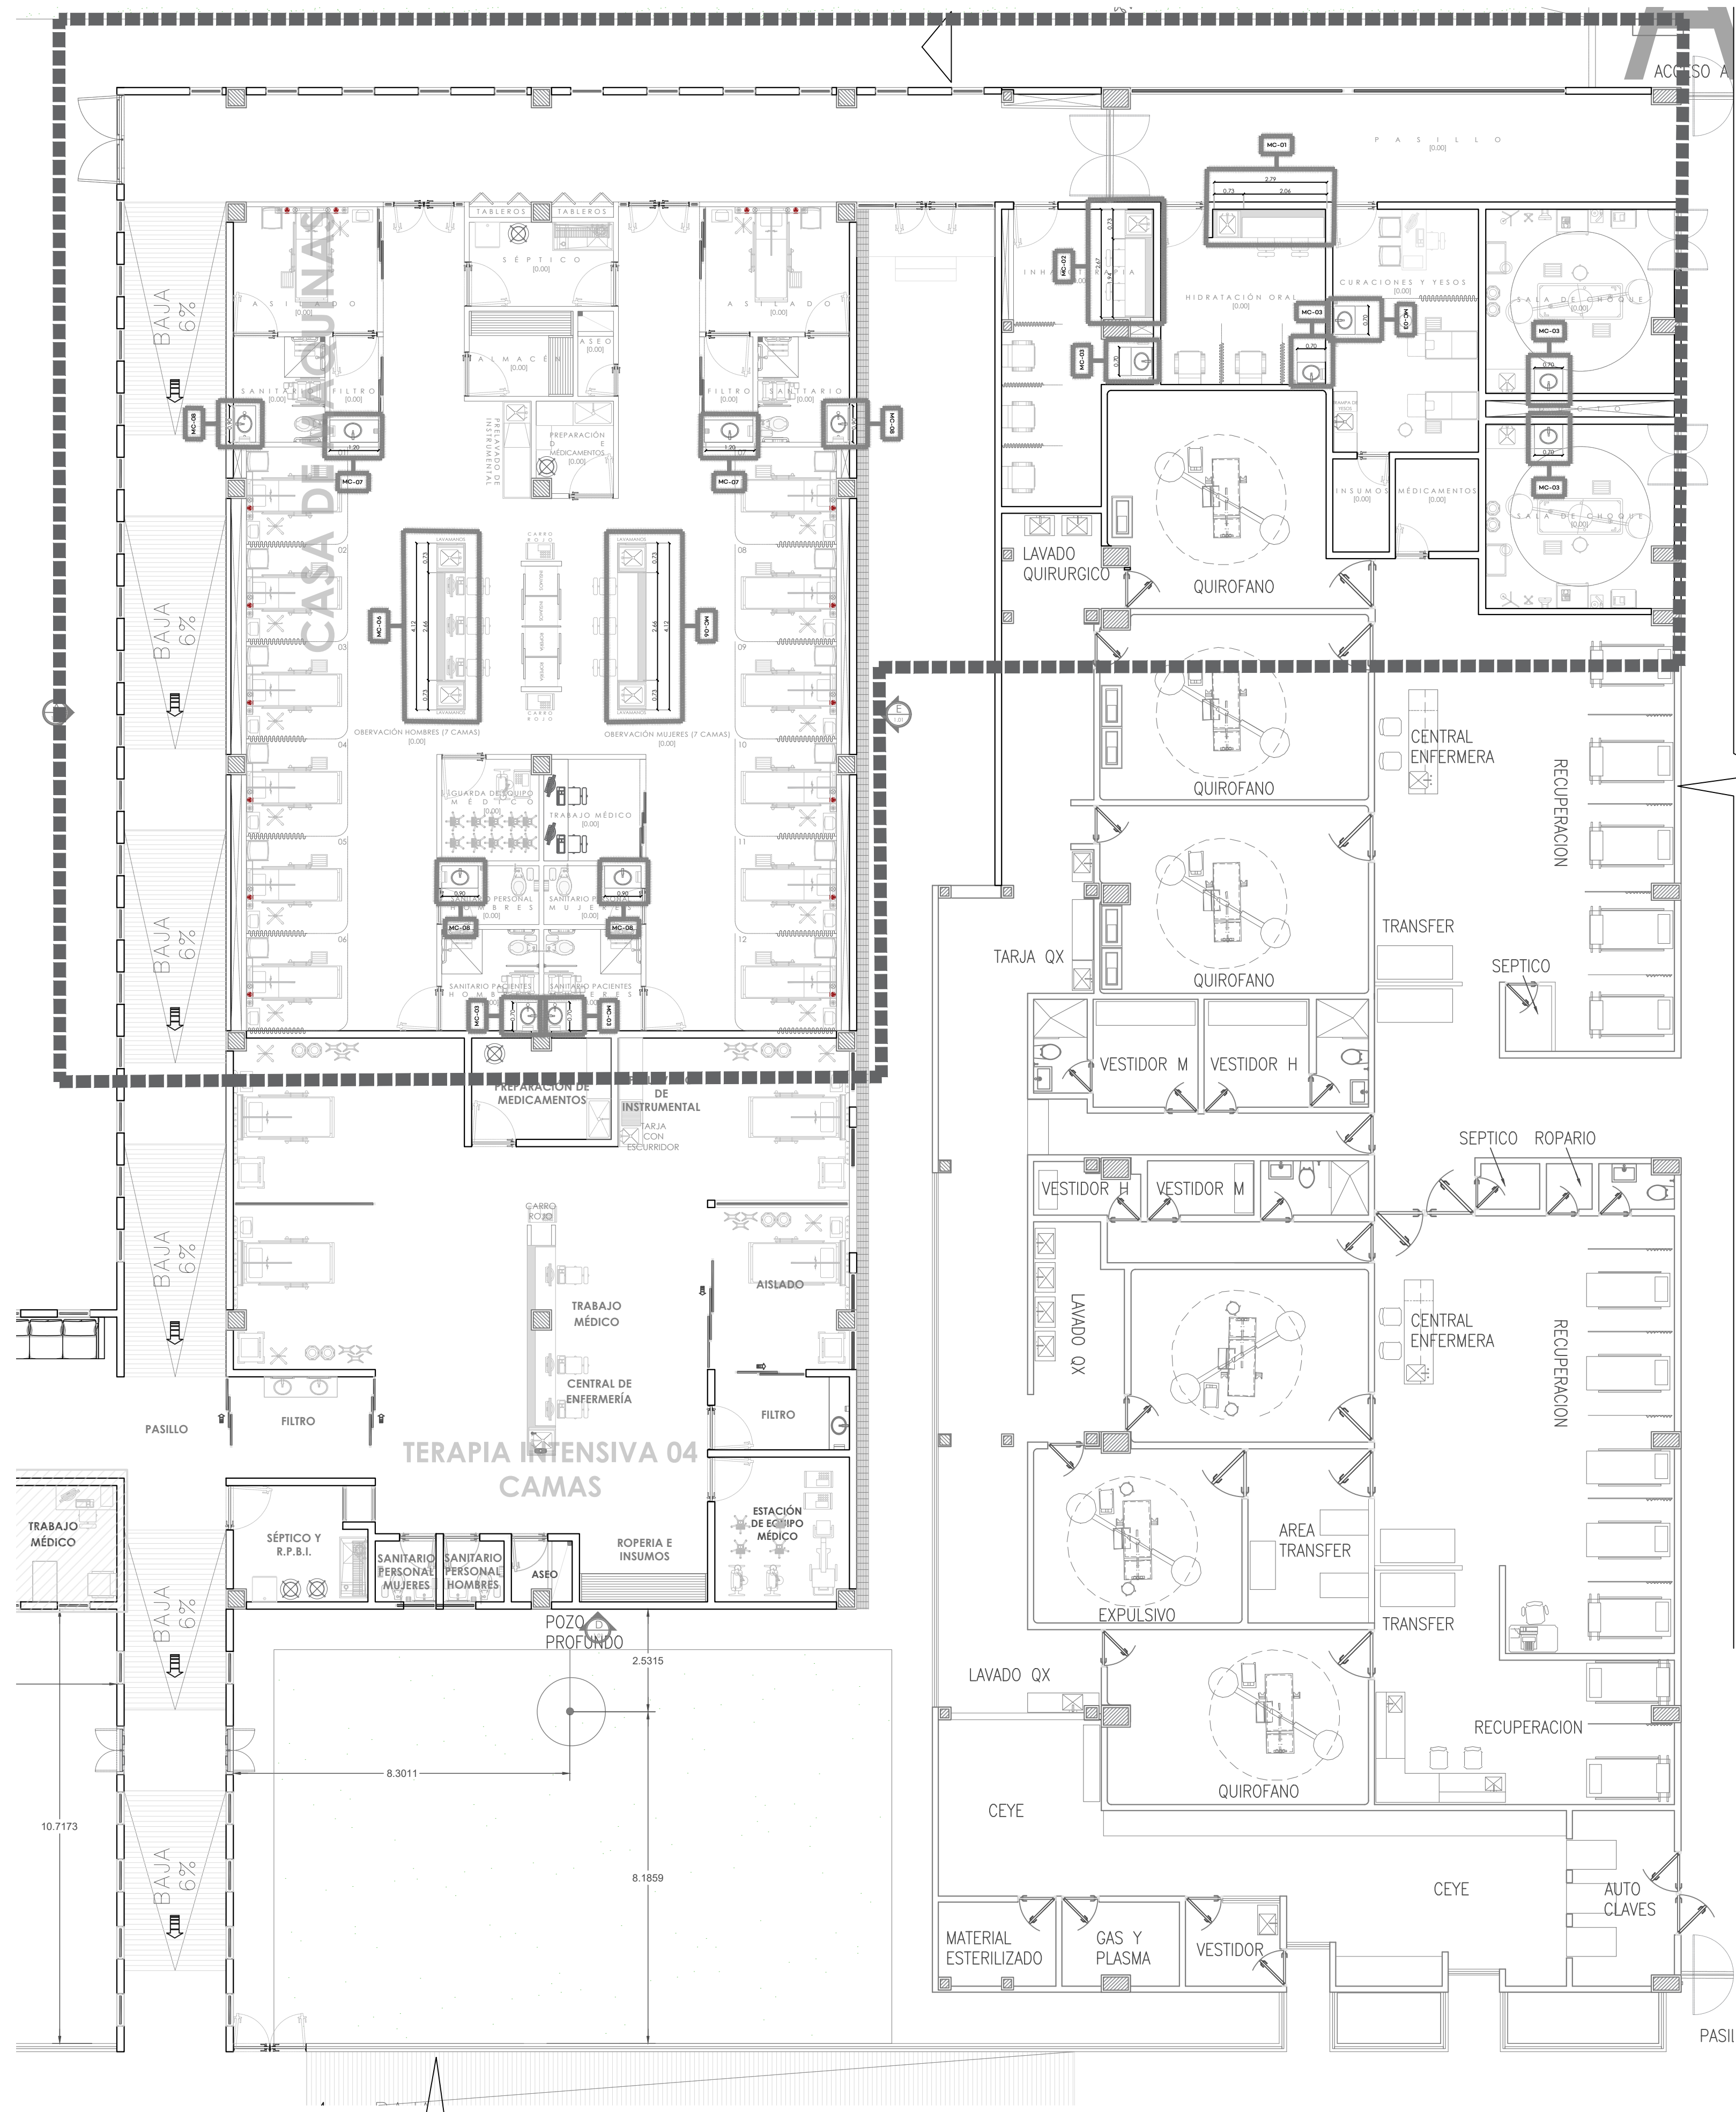


01

HOSPITAL REGIONAL DE TEPATILÁN (TERAPIA INTENSIVA Y URGENCIAS)
ESCALA 1:100

MOBILIARIO CORIAN

 
MC-01



MC-07



 
MC-02



MC-08



 
MC-03



MC-09



 
MC-04



MC-10



 
MC-05




MC-11



 
MC-06



MC-12

 


QUIROFANOS

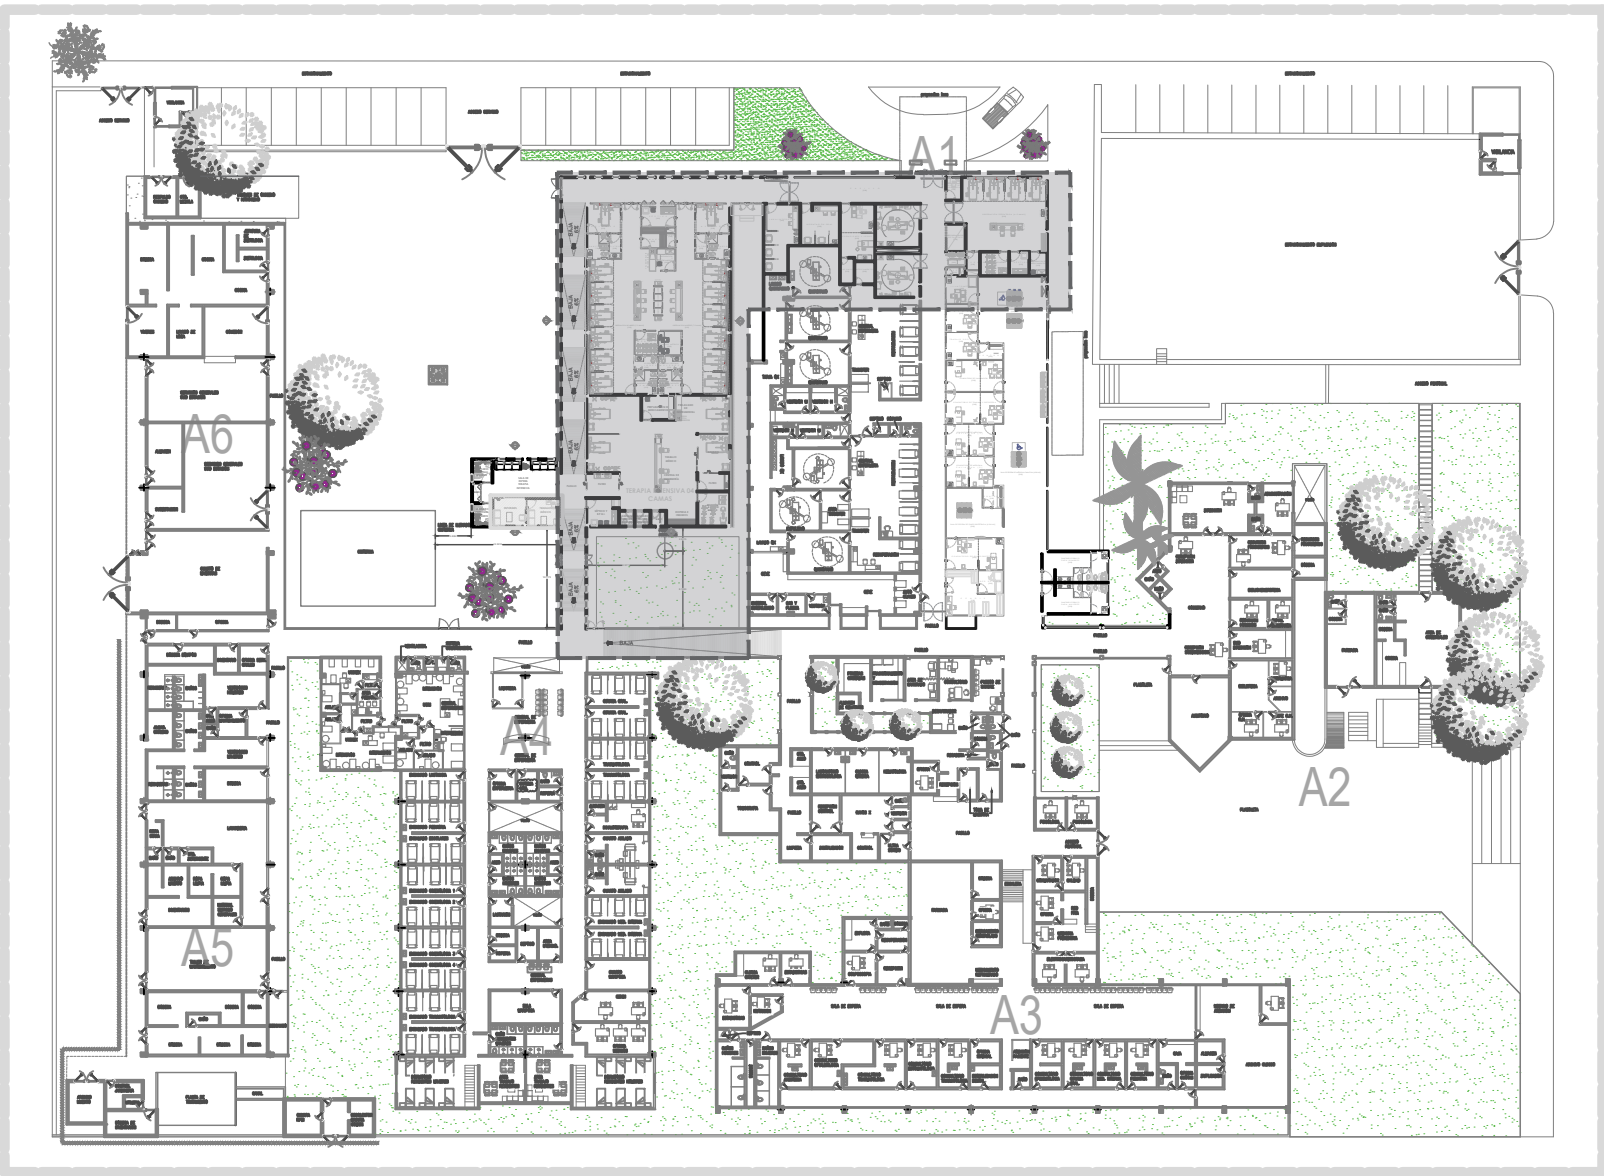

02

HOSPITAL REGIONAL DE TEPATILÁN
ESCALA 1:600

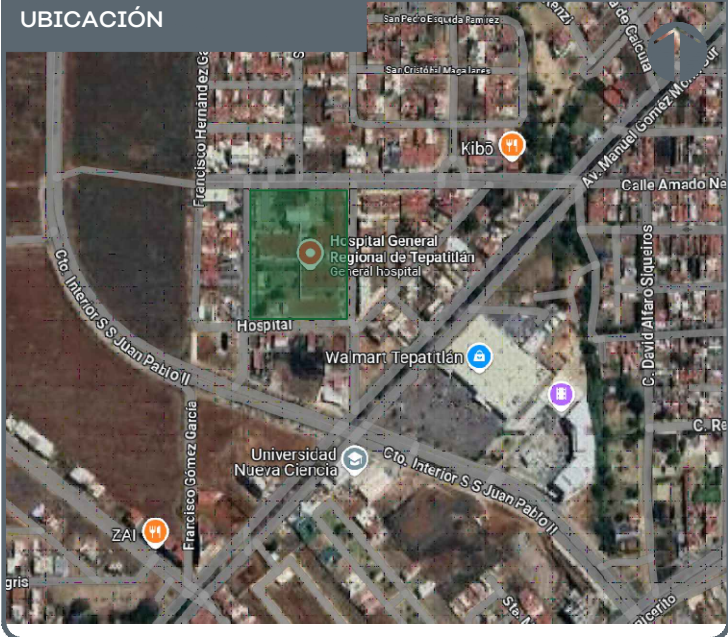

NOTAS:

VALIDACIÓN TÉCNICA

Dr. Héctor Raúl Pérez Gómez
Secretario de Salud Jalisco

Dr. Héctor Hugo Bravo Hernández
Director General del OPD Servicios de Salud Jalisco

Dr. Manuel Alejandro Barajas Zambrano
Subdirector General Médico del OPD Servicios de Salud Jalisco

Dr. Sergio Quintero Luce
Coordinador de Salud Municipal de Secretaría de Salud Jalisco

AUTORIZACIÓN:

Ing. David Miguel Zamora Bueno
Secretario de Infraestructura y Obra Pública del Estado de Jalisco

Mtro. Joel Iván Zúñiga Gosálvez
Director General de Proyectos de Ingeniería

DATOS GENERALES

Localización: Calle Amado Nervo #1025, La Gloria, C.P. 47670, Tepatlán de Morelos.

Municipio: Tepatlán de Morelos, Jal.

PROYECTO:

REHABILITACIÓN DEL ÁREA DE CONSULTA DE URGENCIAS Y CIRCULACIONES EN EL HOSPITAL REGIONAL DE TEPATILÁN DE MORELOS, EN EL MUNICIPIO DE TEPATILÁN DE MORELOS, JALISCO.

CONTENIDO:

MOBILIARIO CORIAN


ESCALA: 1250

FECHA: SEPTIEMBRE 2026

CLAVE DE PLANO: ARQ-01



HOSPITAL REGIONAL TEPATILÁN DE MORELOS SIOP-E-SMAFDR-OB-LP-0770-2026

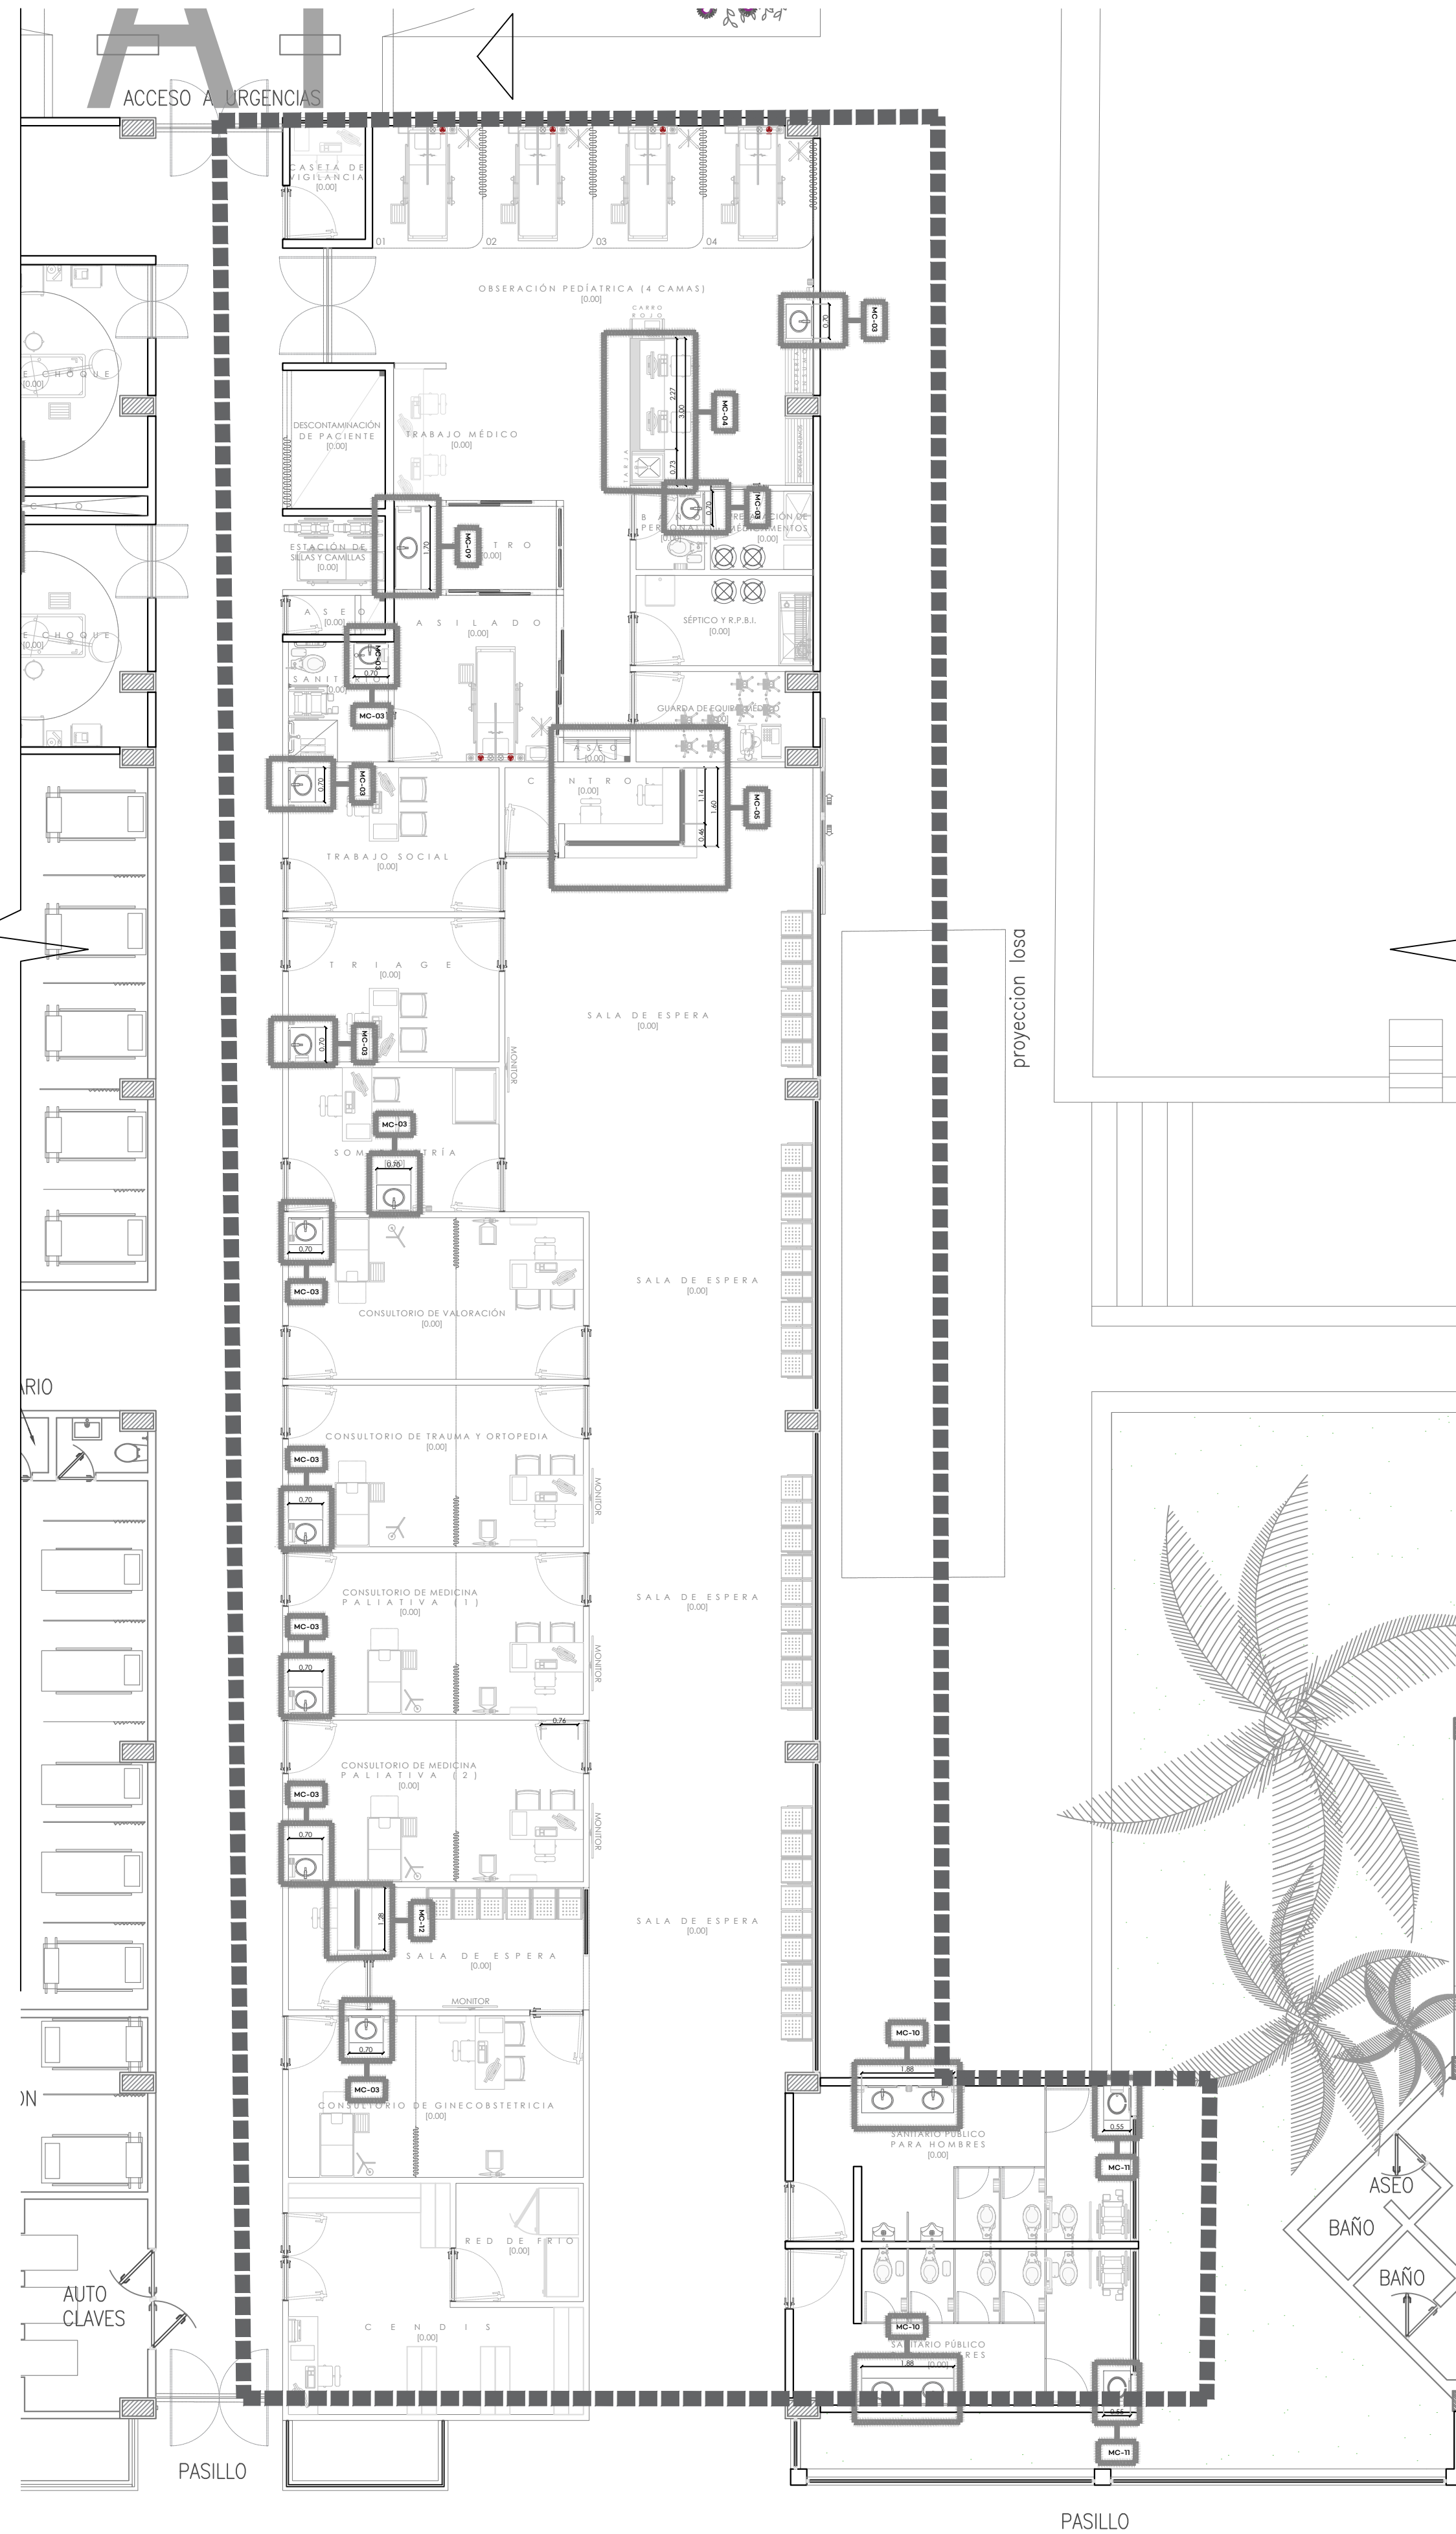


OBSERVACIÓN

01


HOSPITAL REGIONAL DE TEPATITLÁN (TERAPIA INTENSIVA Y URGENCIAS)
ESCALA 1:100

MOBILIARIO CORIAN


MC-01

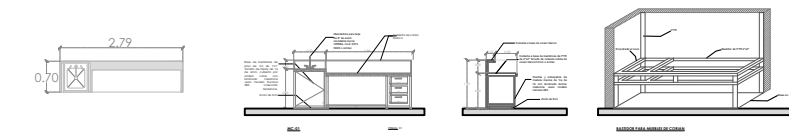


MC-02

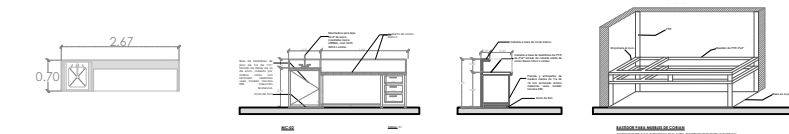


MC-03

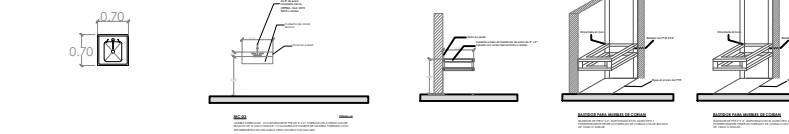


MC-04

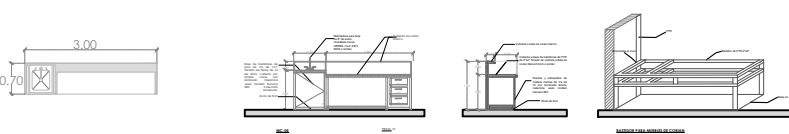


MC-05

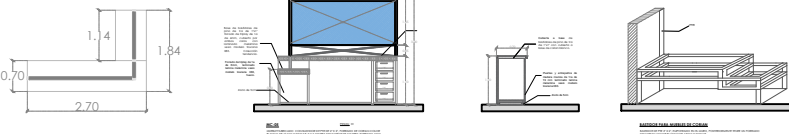


MC-06

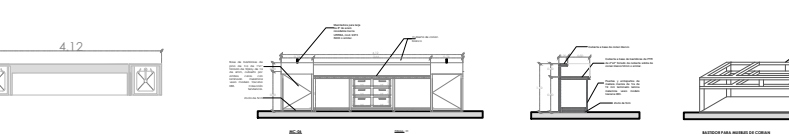

MC-07

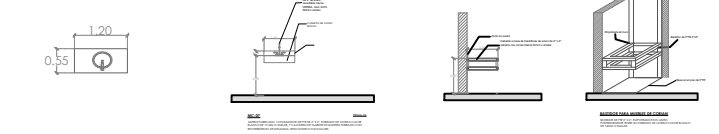


MC-08

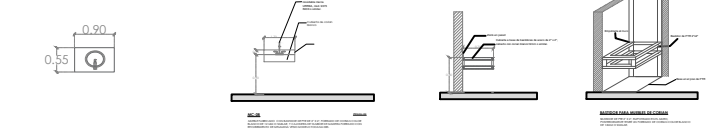


MC-09




MC-10

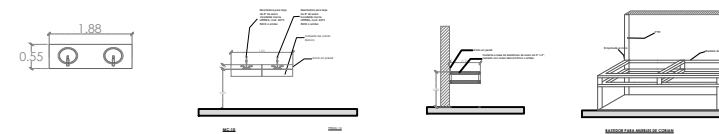


MC-11

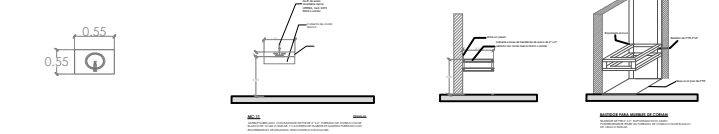

MC-12

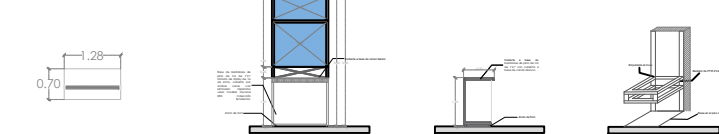

QUIROFANOS

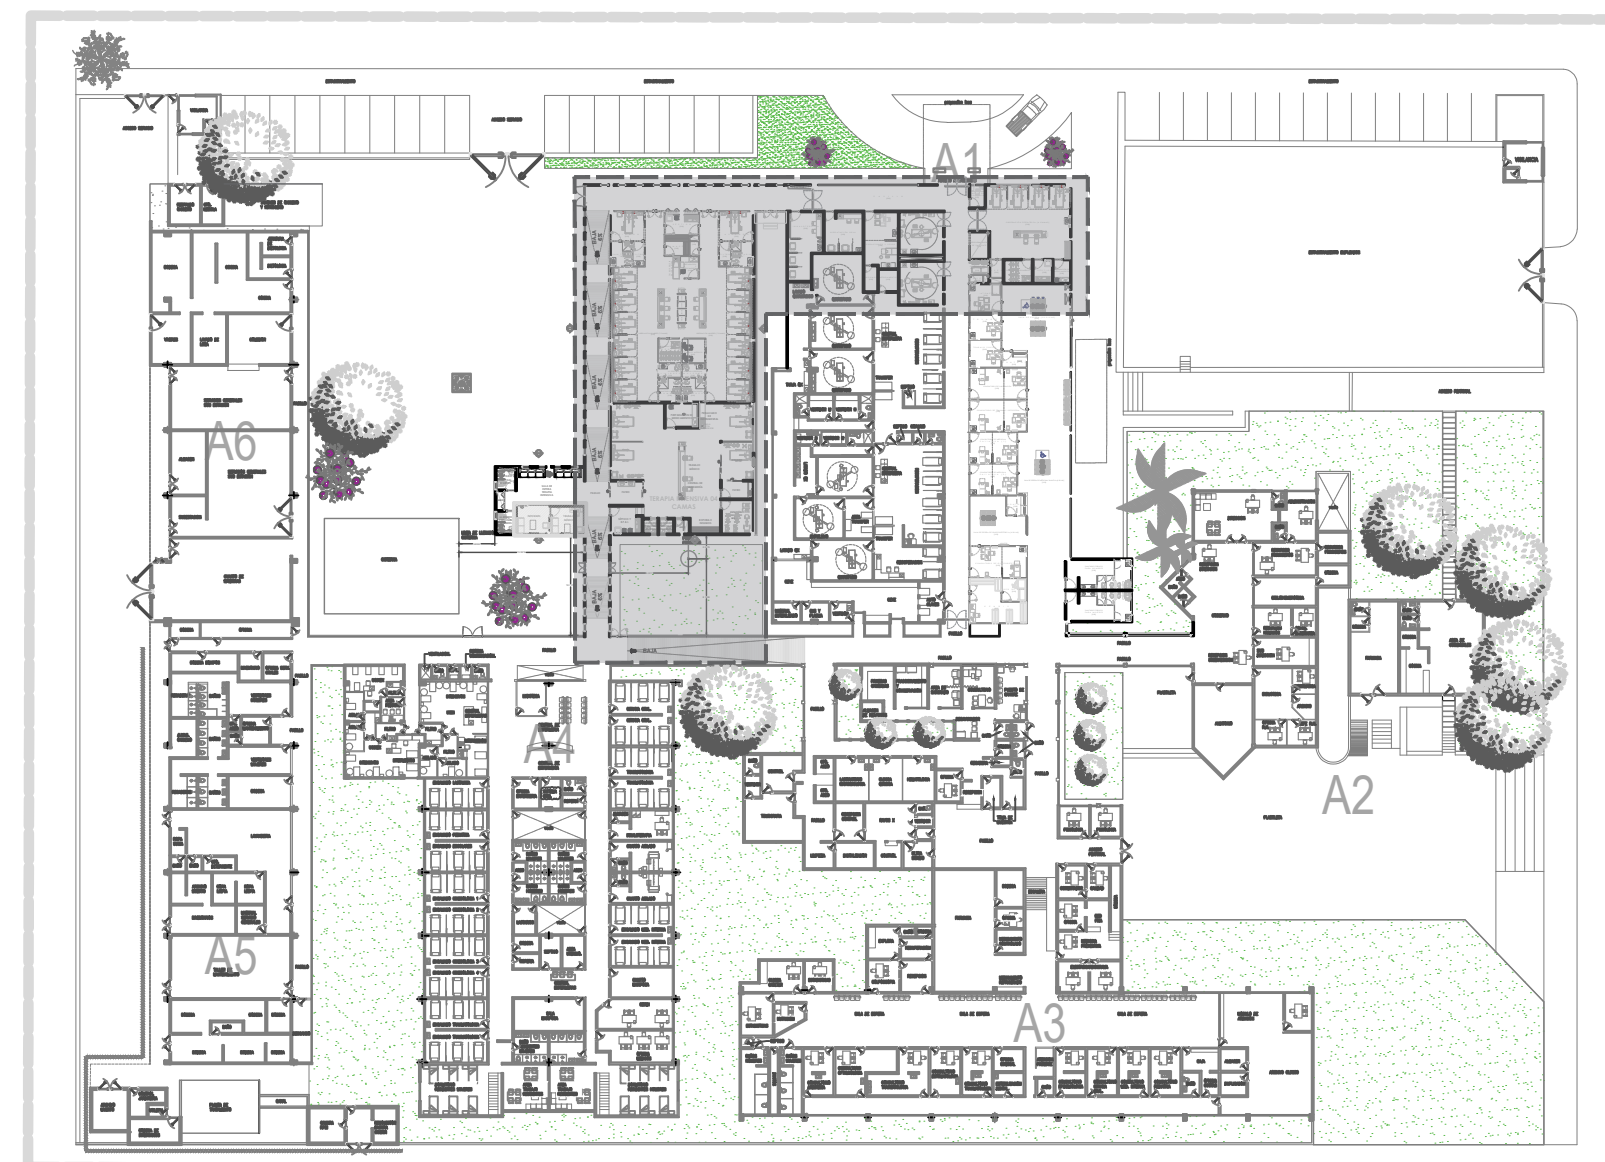

02

HOSPITAL REGIONAL DE TEPATITLÁN
ESCALA 1:600



NOTAS:

VALIDACIÓN TÉCNICA

Dr. Héctor Raúl Pérez Gómez
Secretario de Salud Jalisco

Dr. Héctor Hugo Bravo Hernández
Director General del OPD Servicios de Salud Jalisco

Dr. Manuel Alejandro Barajas Zambrano
Subdirector General Médico del OPD Servicios de Salud Jalisco

Dr. Sergio Quintero Luce
Coordinador de Salud Municipal de Secretaría de Salud Jalisco

AUTORIZACIÓN:

Ing. David Miguel Zamora Bueno
Secretario de Infraestructura y Obra Pública del Estado de Jalisco

Mtro. Joel Iván Zúñiga Gosálvez
Director General de Proyectos de Ingeniería

DATOS GENERALES

Localización: Calle Amado Nervo #1025, La Gloria, C.P. 47670, Tepatitlán de Morelos.

Municipio: Tepatitlán de Morelos, Jal.

PROYECTO:

REHABILITACIÓN DEL ÁREA DE CONSULTA DE URGENCIAS Y CIRCULACIONES EN EL HOSPITAL REGIONAL DE TEPATITLÁN DE MORELOS, EN EL MUNICIPIO DE TEPATITLÁN DE MORELOS, JALISCO.

CONTENIDO:

MOBILIARIO CORIAN

ESCALA:

1250

FECHA:

SEPTIEMBRE 2026

CLAVE DE PLANO:

ARQ-02



HOSPITAL REGIONAL TEPATITLÁN DE MORELOS SIOP-E-SMAFDR-OB-LP-0770-2026



MUROS

TABLA DE ACABADOS EN MUROS						
CLAVE	MATERIAL BASE	ACABADO INICIAL	ACABADO FINAL	COLOR/MODELO	ESPESOR DIMENSIÓN	OBSERVACIONES
M-1	MURO LADRILLO DE LAMA 70x40x10 CM	ACABADO DE LAMA 70x40x10 CM	ACABADO DE LAMA 70x40x10 CM	BLANCO	10 CM	EN OBRA VER MUESTRA Y COLOR
	MURO DE CONCRETO O COLUMNA	ACABADO DE CONCRETO O COLUMNA	ACABADO DE CONCRETO O COLUMNA	BLANCO	10 CM	EN OBRA VER MUESTRA Y COLOR
M-2	MURO LADRILLO DE LAMA 70x40x10 CM	ACABADO DE LAMA 70x40x10 CM	ACABADO DE LAMA 70x40x10 CM	BLANCO	10 CM	EN OBRA VER MUESTRA Y COLOR
	MURO DE CONCRETO O COLUMNA	ACABADO DE CONCRETO O COLUMNA	ACABADO DE CONCRETO O COLUMNA	BLANCO	10 CM	EN OBRA VER MUESTRA Y COLOR
M-3	MURO LADRILLO DE LAMA 70x40x10 CM	ACABADO DE LAMA 70x40x10 CM	ACABADO DE LAMA 70x40x10 CM	BLANCO	10 CM	EN OBRA VER MUESTRA Y COLOR
	MURO DE CONCRETO O COLUMNA	ACABADO DE CONCRETO O COLUMNA	ACABADO DE CONCRETO O COLUMNA	BLANCO	10 CM	EN OBRA VER MUESTRA Y COLOR
M-4	MURO LADRILLO DE LAMA 70x40x10 CM	ACABADO DE LAMA 70x40x10 CM	ACABADO DE LAMA 70x40x10 CM	BLANCO	10 CM	EN OBRA VER MUESTRA Y COLOR
	MURO DE CONCRETO O COLUMNA	ACABADO DE CONCRETO O COLUMNA	ACABADO DE CONCRETO O COLUMNA	BLANCO	10 CM	EN OBRA VER MUESTRA Y COLOR



JALISCO
GOBIERNO DEL ESTADO



NOTAS:

VALIDACIÓN TÉCNICA

Dr. Héctor Raúl Pérez Gómez
Secretario de Salud Jalisco

Dr. Héctor Hugo Bravo Hernández
Director General del OPD Servicios de Salud Jalisco

Dr. Manuel Alejandro Barajas Zambrano
Subdirector General Médico del OPD Servicios de Salud Jalisco

Dr. Sergio Quintero Luce
Coordinador de Salud Municipal de Secretaría de Salud Jalisco

AUTORIZACIÓN:

Ing. David Miguel Zamora Bueno
Secretario de Infraestructura y Obra Pública del Estado de Jalisco

Mtro. Joel Iván Zúñiga Gosálvez
Director General de Proyectos de Ingeniería

DATOS GENERALES

Localización: Calle Amado Nervo #1025, La Gloria, C.P. 47670, Tepatlilán de Morelos.

Municipio: Tepatlilán de Morelos, Jal.

PROYECTO:

REHABILITACIÓN DEL ÁREA DE CONSULTA DE URGENCIAS Y CIRCULACIONES EN EL HOSPITAL REGIONAL DE TEPATILILÁN DE MORELOS, EN EL MUNICIPIO DE TEPATILILÁN DE MORELOS, JALISCO.

CONTENIDO:

ACABADOS EN MUROS

ESCALA:

1:250

FECHA:

SEPTIEMBRE 2026


CLAVE DE PLANO:

MU-01




Infraestructura
y Obra Pública

HOSPITAL REGIONAL TEPATILILÁN DE MORELOS SIOP-E-SMAFDR-OB-LP-0770-2026

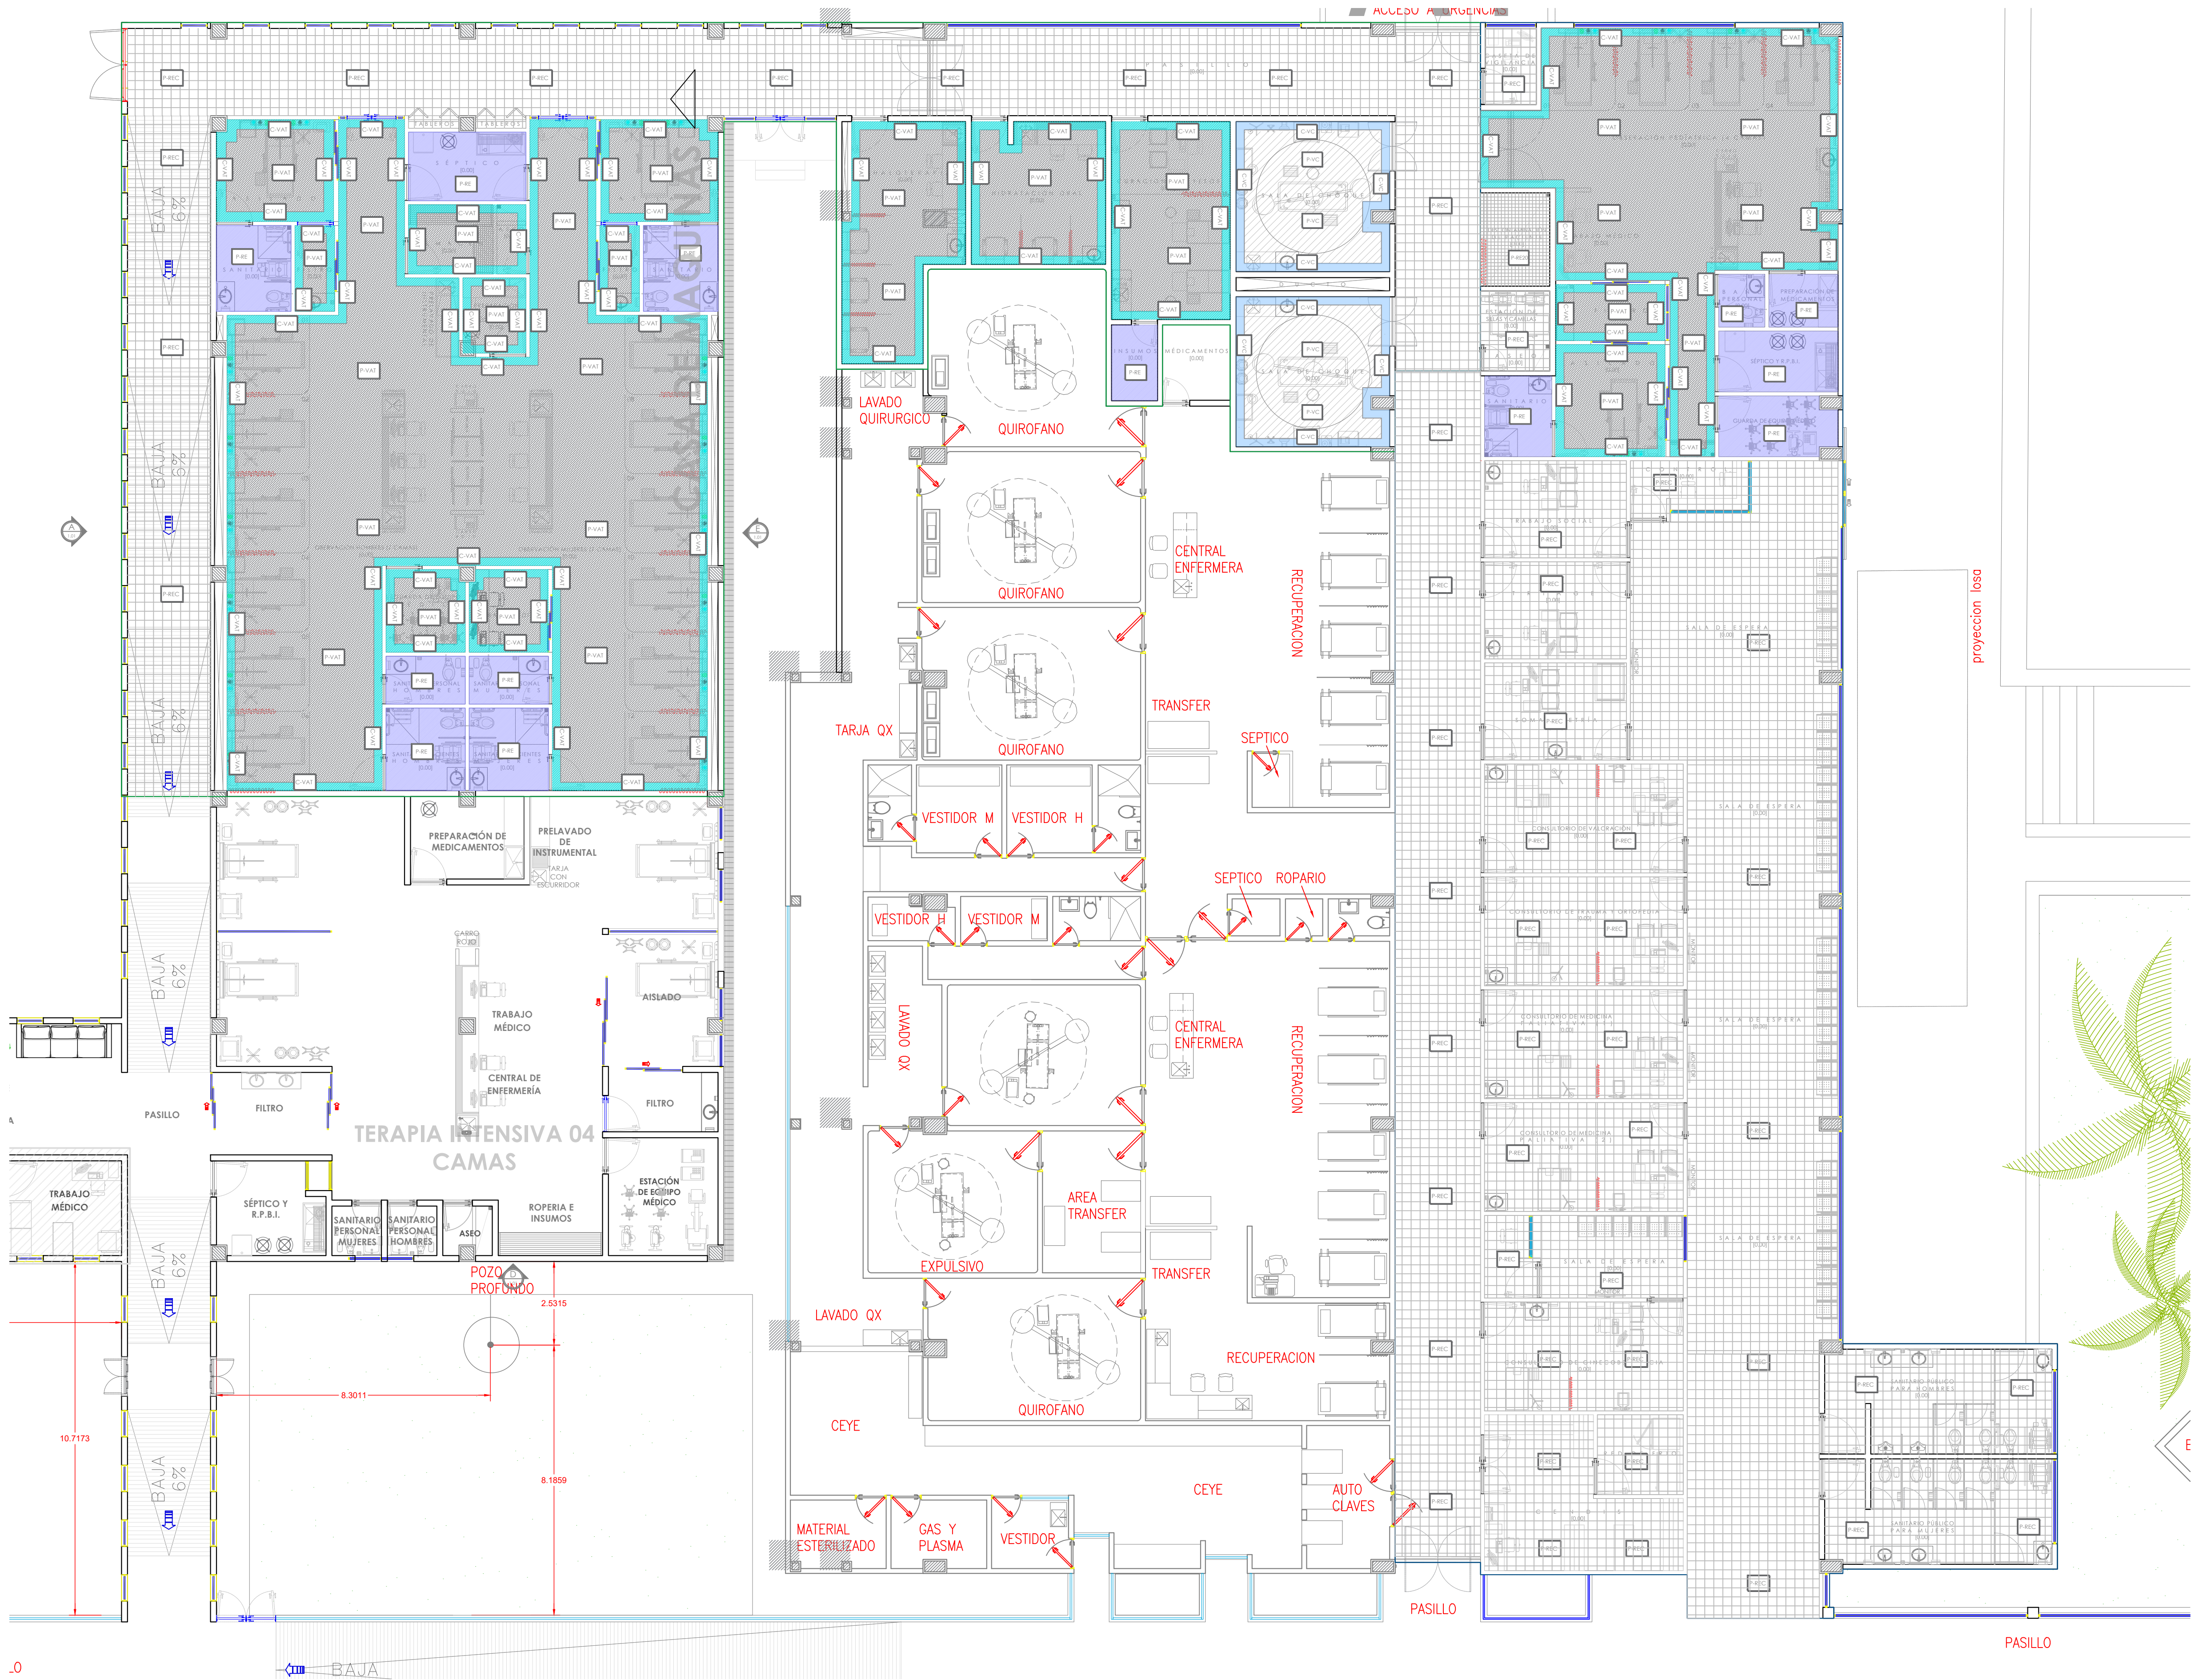

ACABADOS EN PISOS	
SIMBOLOGÍA	DESCRIPCIÓN
P-REC	PORCELANATO RECTIFICADO COLOCADO A HUESO, MARCA INTERCERAMIC, MODELO STONEWALK, FORMATO 60X60CM, COLOR MARFIL ANTIDERRAPANTE, INCLUYE ZOCLO DEL MISMO MATERIAL EN TIRAS DE 60X10CM
P-RE20	PORCELANATO COLOCADO EN RECORTES DE 20X20CM Y JUNTA DE 5CM, MARCA INTERCERAMIC, MODELO STONEWALK, COLOR MARFIL ANTIDERRAPANTE
P-VAT	PISO VINILICO ALTO TRAFICO ANTIBACTERIAL EN ROLLO DE 2.00X20.00M, MARCA AEI, MODELO EVOLUTION-GFE20035, ESPESOR 2MM, INTEGRADO CON CURVA SANITARIA
C-VAT	CENEFAS DE PISO VINILICO ALTO TRAFICO ANTIBACTERIAL DE 25 CM DE ANCHO, MARCA AEI, MODELO EVOLUTION-GFE20046, ESPESOR DE 2MM, INCLUYE ZOCLO DE 10CM INTEGRADO CON CURVA SANITARIA
P-RE	RECUBRIMIENTO EPOXICO MARCA ECRETE EP FLOORING COLOR IGUALADO AL PISO DEL AREA MÁS CERCANA, APLICADO SOBRE PISO ACABADO PULIDO, CONTEMPLAR CENEFAS DE 0.30MTS DE ANCHO
P-VC	PISO VINILICO CONDUCTIVO EN ROLLO DE 2.00 X 20.00 MTS, MARCA AEI, MODELO SHEET-GFB18512, ESPESOR 2MM, S.M.A. INTEGRADO CON CURVA SANITARIA
C-VC	CENEFAS DE PISO VINILICO CONDUCTIVO DE 0.25MTS DE ANCHO, MARCA AEI, MODELO SHEET-GFB18522, ESPESOR 2MM, S.M.A. INCLUYE ZOCLO DE 10 CM DEL MISMO MATERIAL INTEGRADO CON CURVA SANITARIA

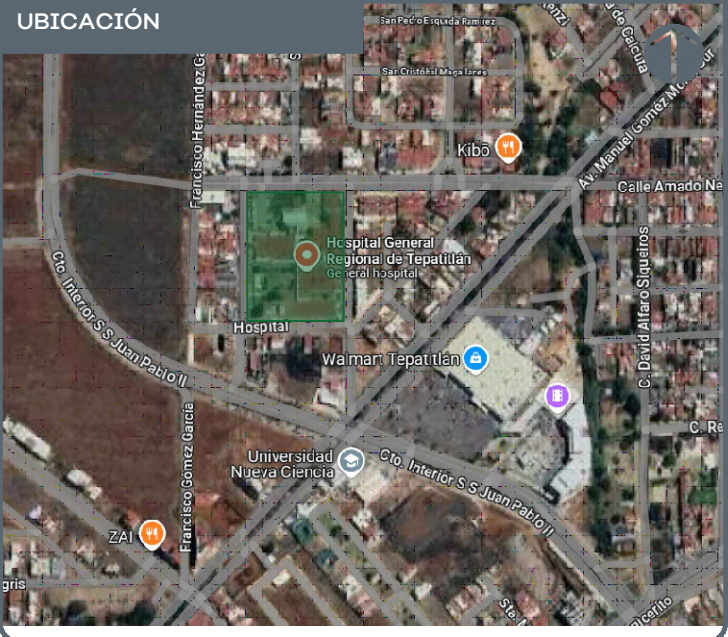

NOTAS:

VALIDACIÓN TÉCNICA

Dr. Héctor Raúl Pérez Gómez
Secretario de Salud Jalisco

Dr. Héctor Hugo Bravo Hernández
Director General del OPD Servicios de Salud Jalisco

Dr. Manuel Alejandro Barajas Zambrano
Subdirector General Médico del OPD Servicios de Salud Jalisco

Dr. Sergio Quintero Luce
Coordinador de Salud Municipal de Secretaría de Salud Jalisco

AUTORIZACIÓN:

Ing. David Miguel Zamora Bueno
Secretario de Infraestructura y Obra Pública del Estado de Jalisco

Mtro. Joel Iván Zúñiga Gosálvez
Director General de Proyectos de Ingeniería

DATOS GENERALES

Localización: Calle Amado Nervo #1025, La Gloria, C.P. 47670, Tepatlán de Morelos.

Municipio: Tepatlán de Morelos, Jal.

PROYECTO:

REHABILITACIÓN DEL ÁREA DE CONSULTA DE URGENCIAS Y CIRCULACIONES EN EL HOSPITAL REGIONAL DE TEPATILÁN DE MORELOS, EN EL MUNICIPIO DE TEPATILÁN DE MORELOS, JALISCO.

CONTENIDO:

ACABADOS EN PISOS

ESCALA: 1:250

FECHA: SEPTIEMBRE 2026

CLAVE DE PLANO: PI-01





Dr. Sergio Quintero Luce
Coordinador de Salud Municipal de Secretaría de
Salud Jalisco

Mtro. Joel Iván Zúñiga Gosálvez
Director General de Proyectos de Ingeniería

PROYECTO: REHABILITACIÓN DEL ÁREA DE CONSULTA DE URGENCIAS Y CIRCULACIONES EN EL HOSPITAL REGIONAL DE TEPATITLÁN DE MORELOS, EN EL MUNICIPIO DE TEPATITLÁN DE MORELOS, JALISCO.

CABADOS PLAFONES







CLAVE DE PLANO:

CA-PLA-01



ESCALA 1:100
HRT-HOSPITAL REGIONAL DE TEPATILÁN

ESCALA 1:100
HRT-HOSPITAL REGIONAL DE TEPATITLÁN

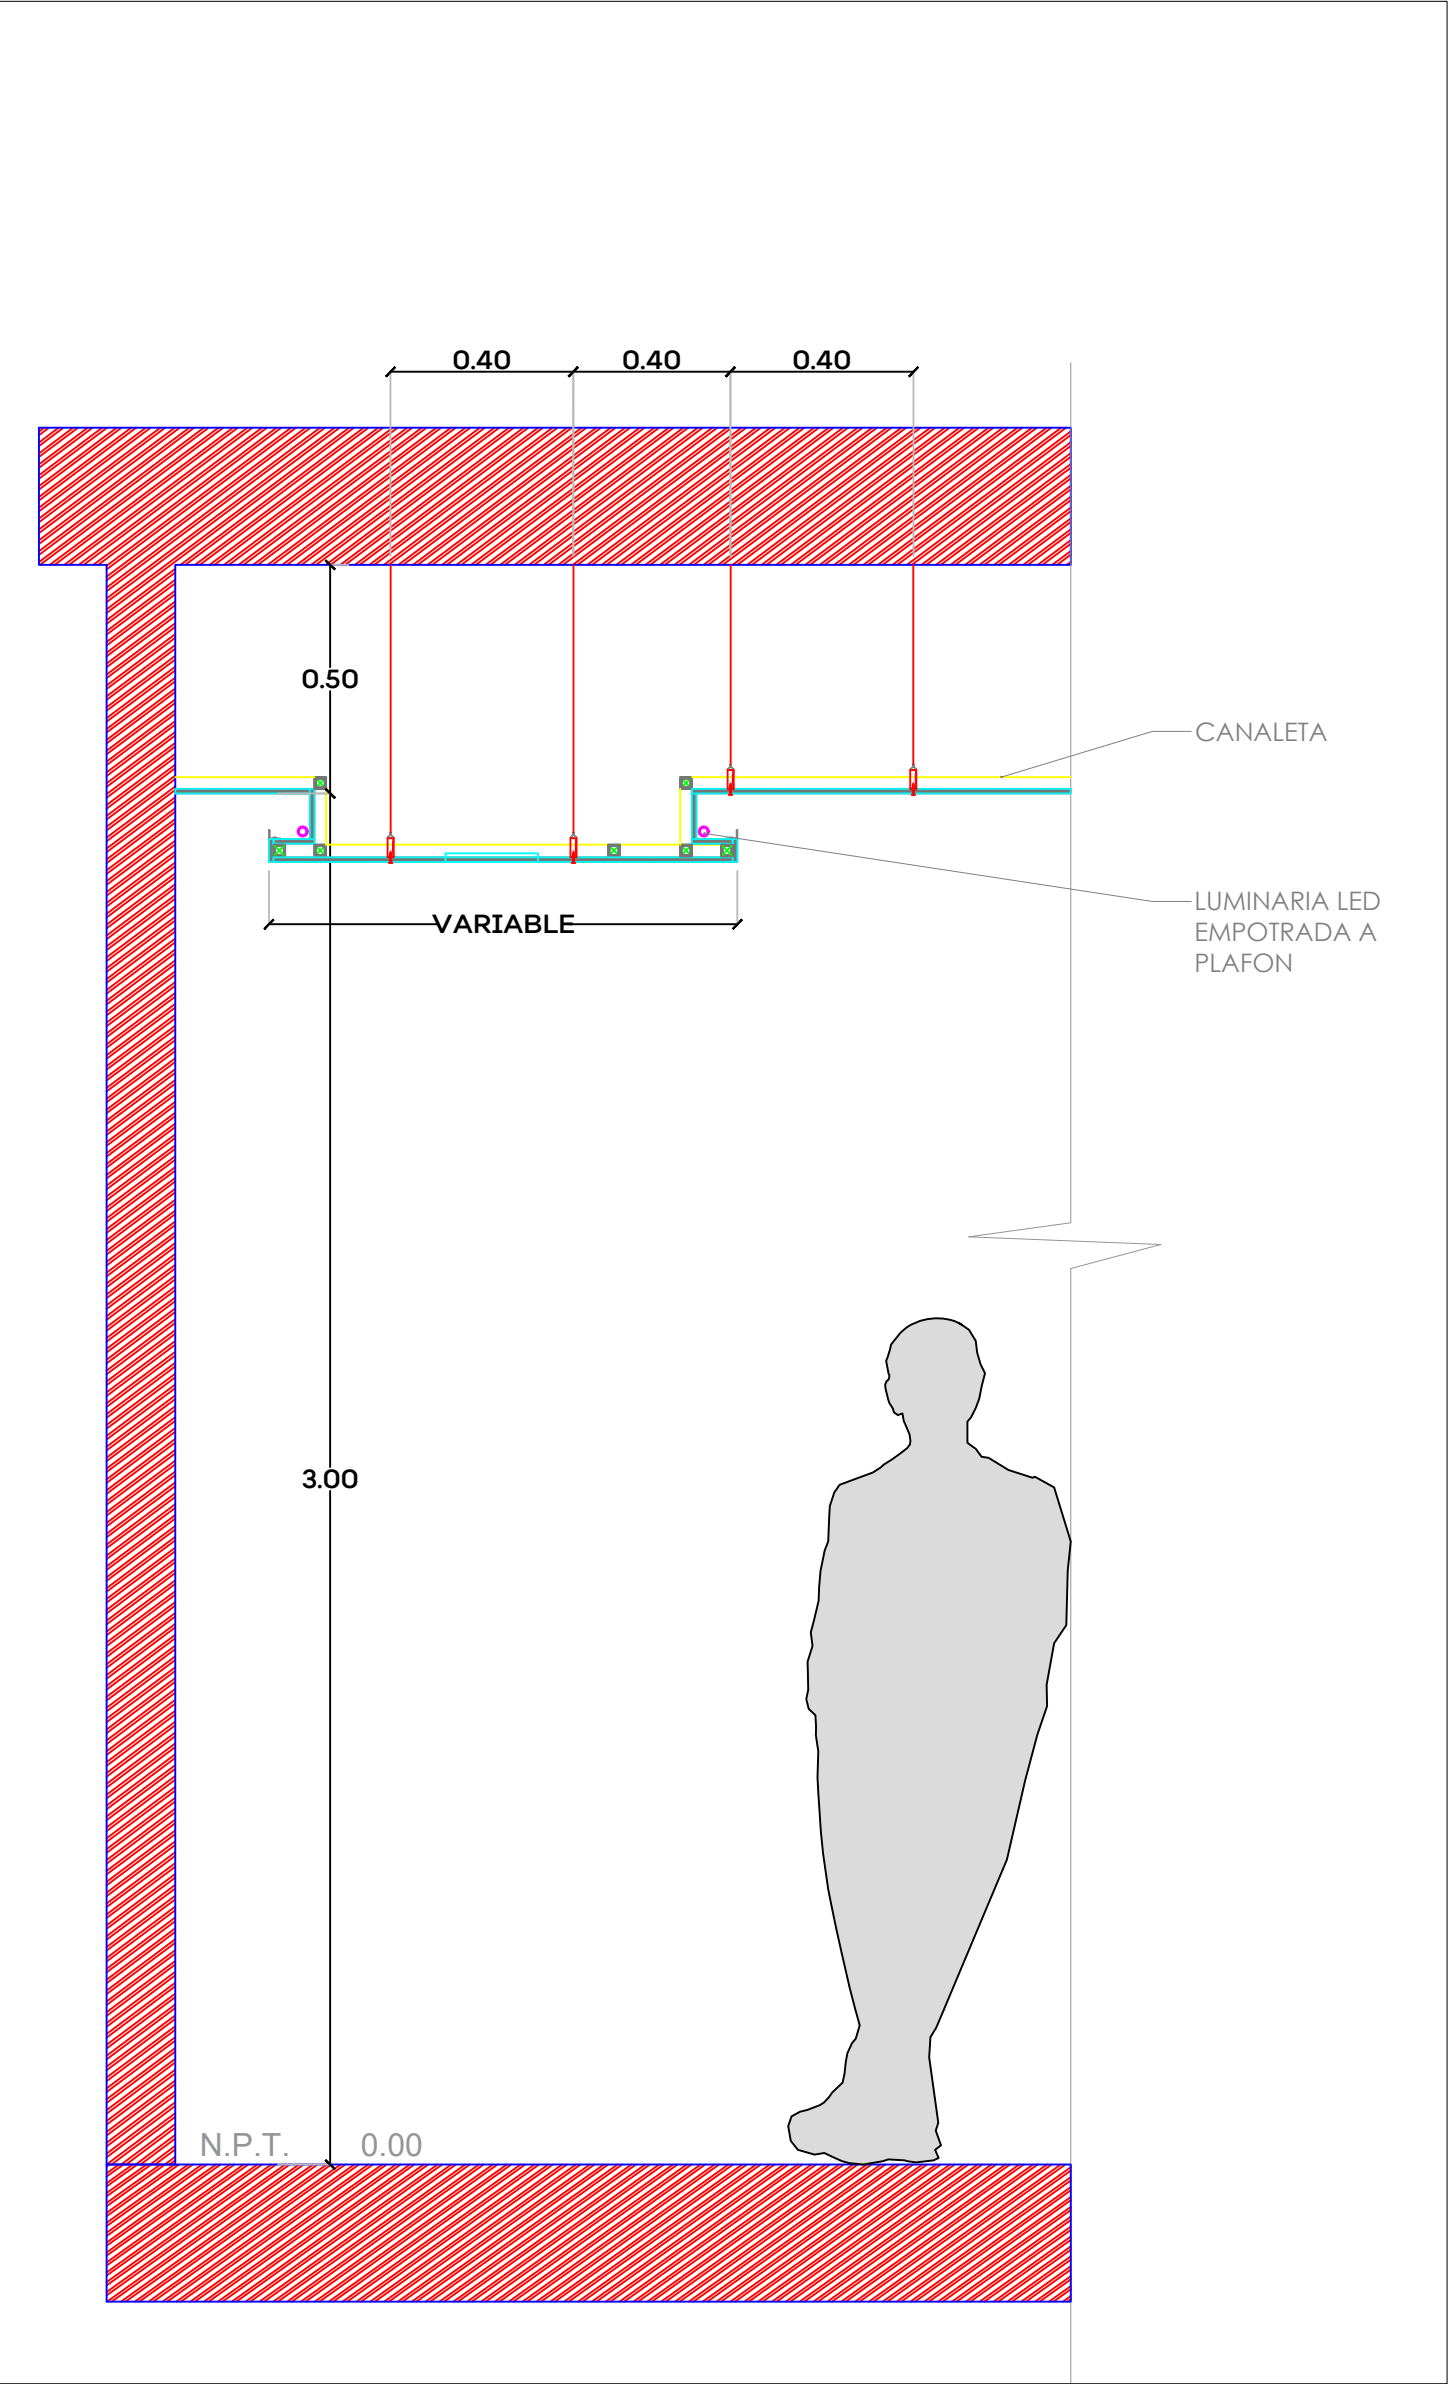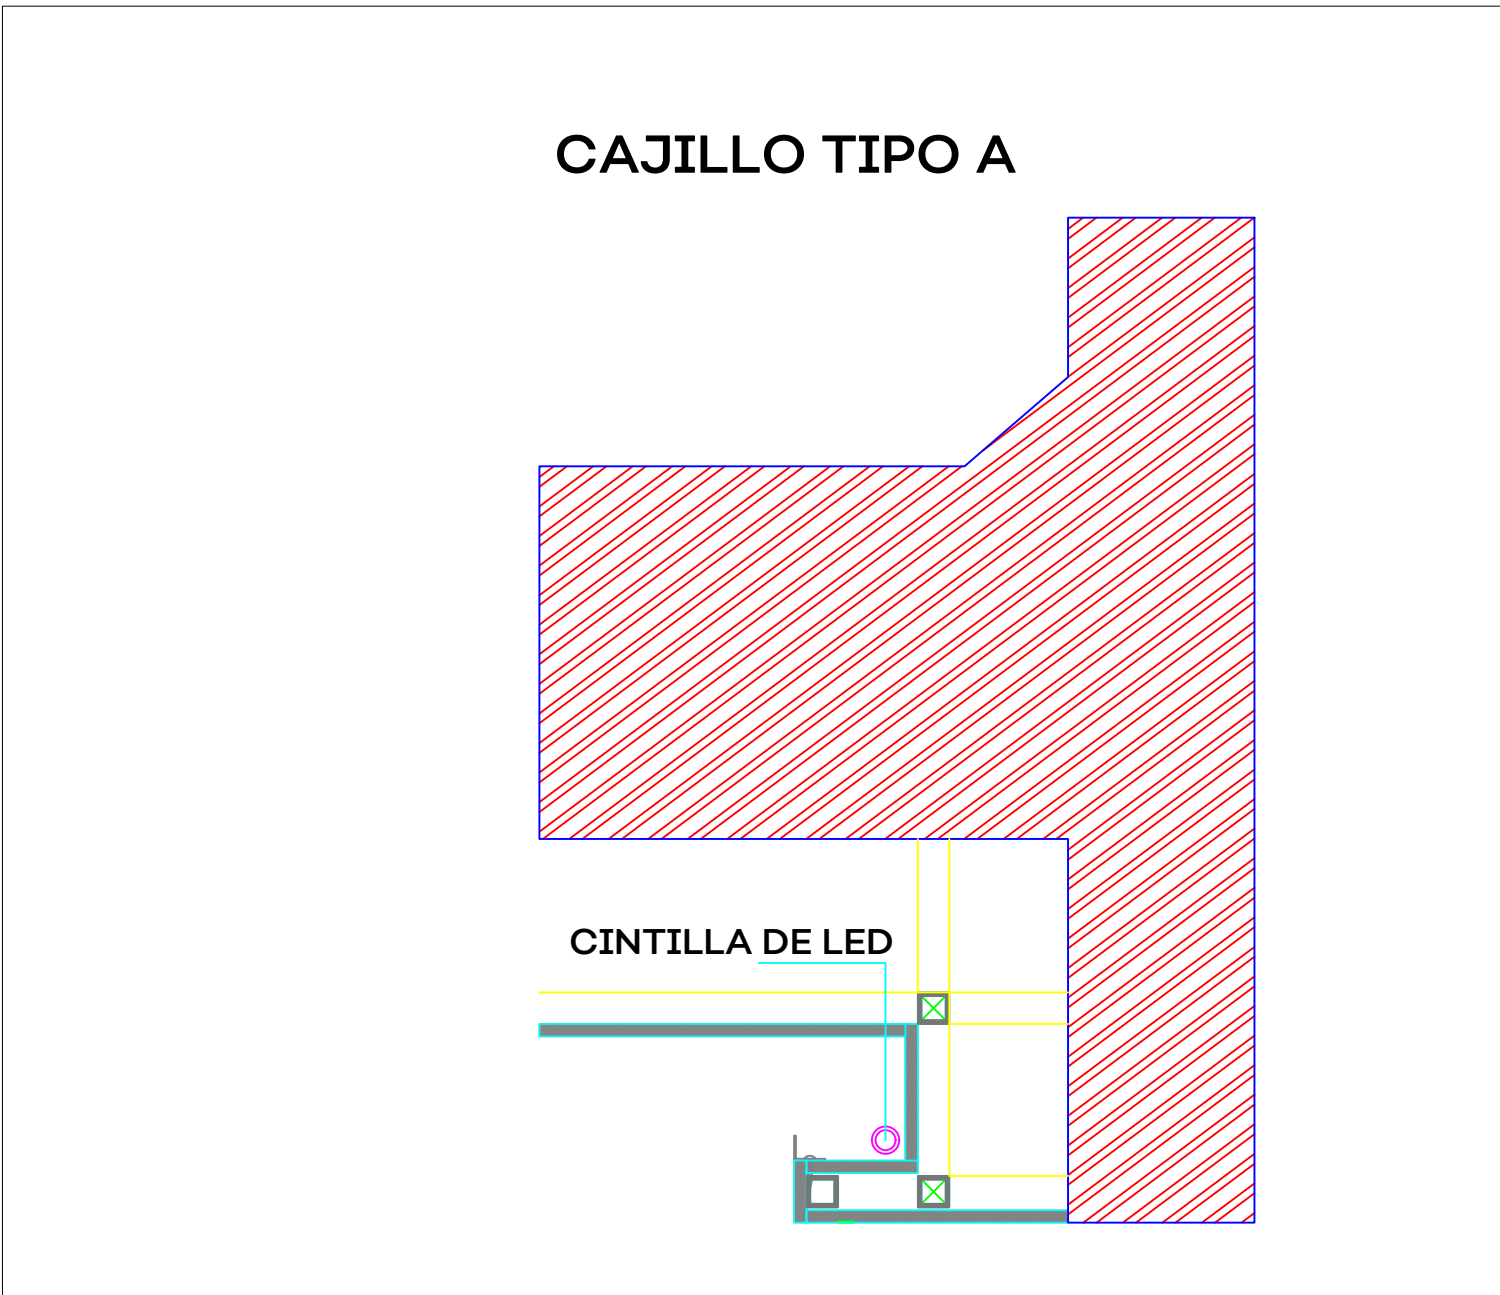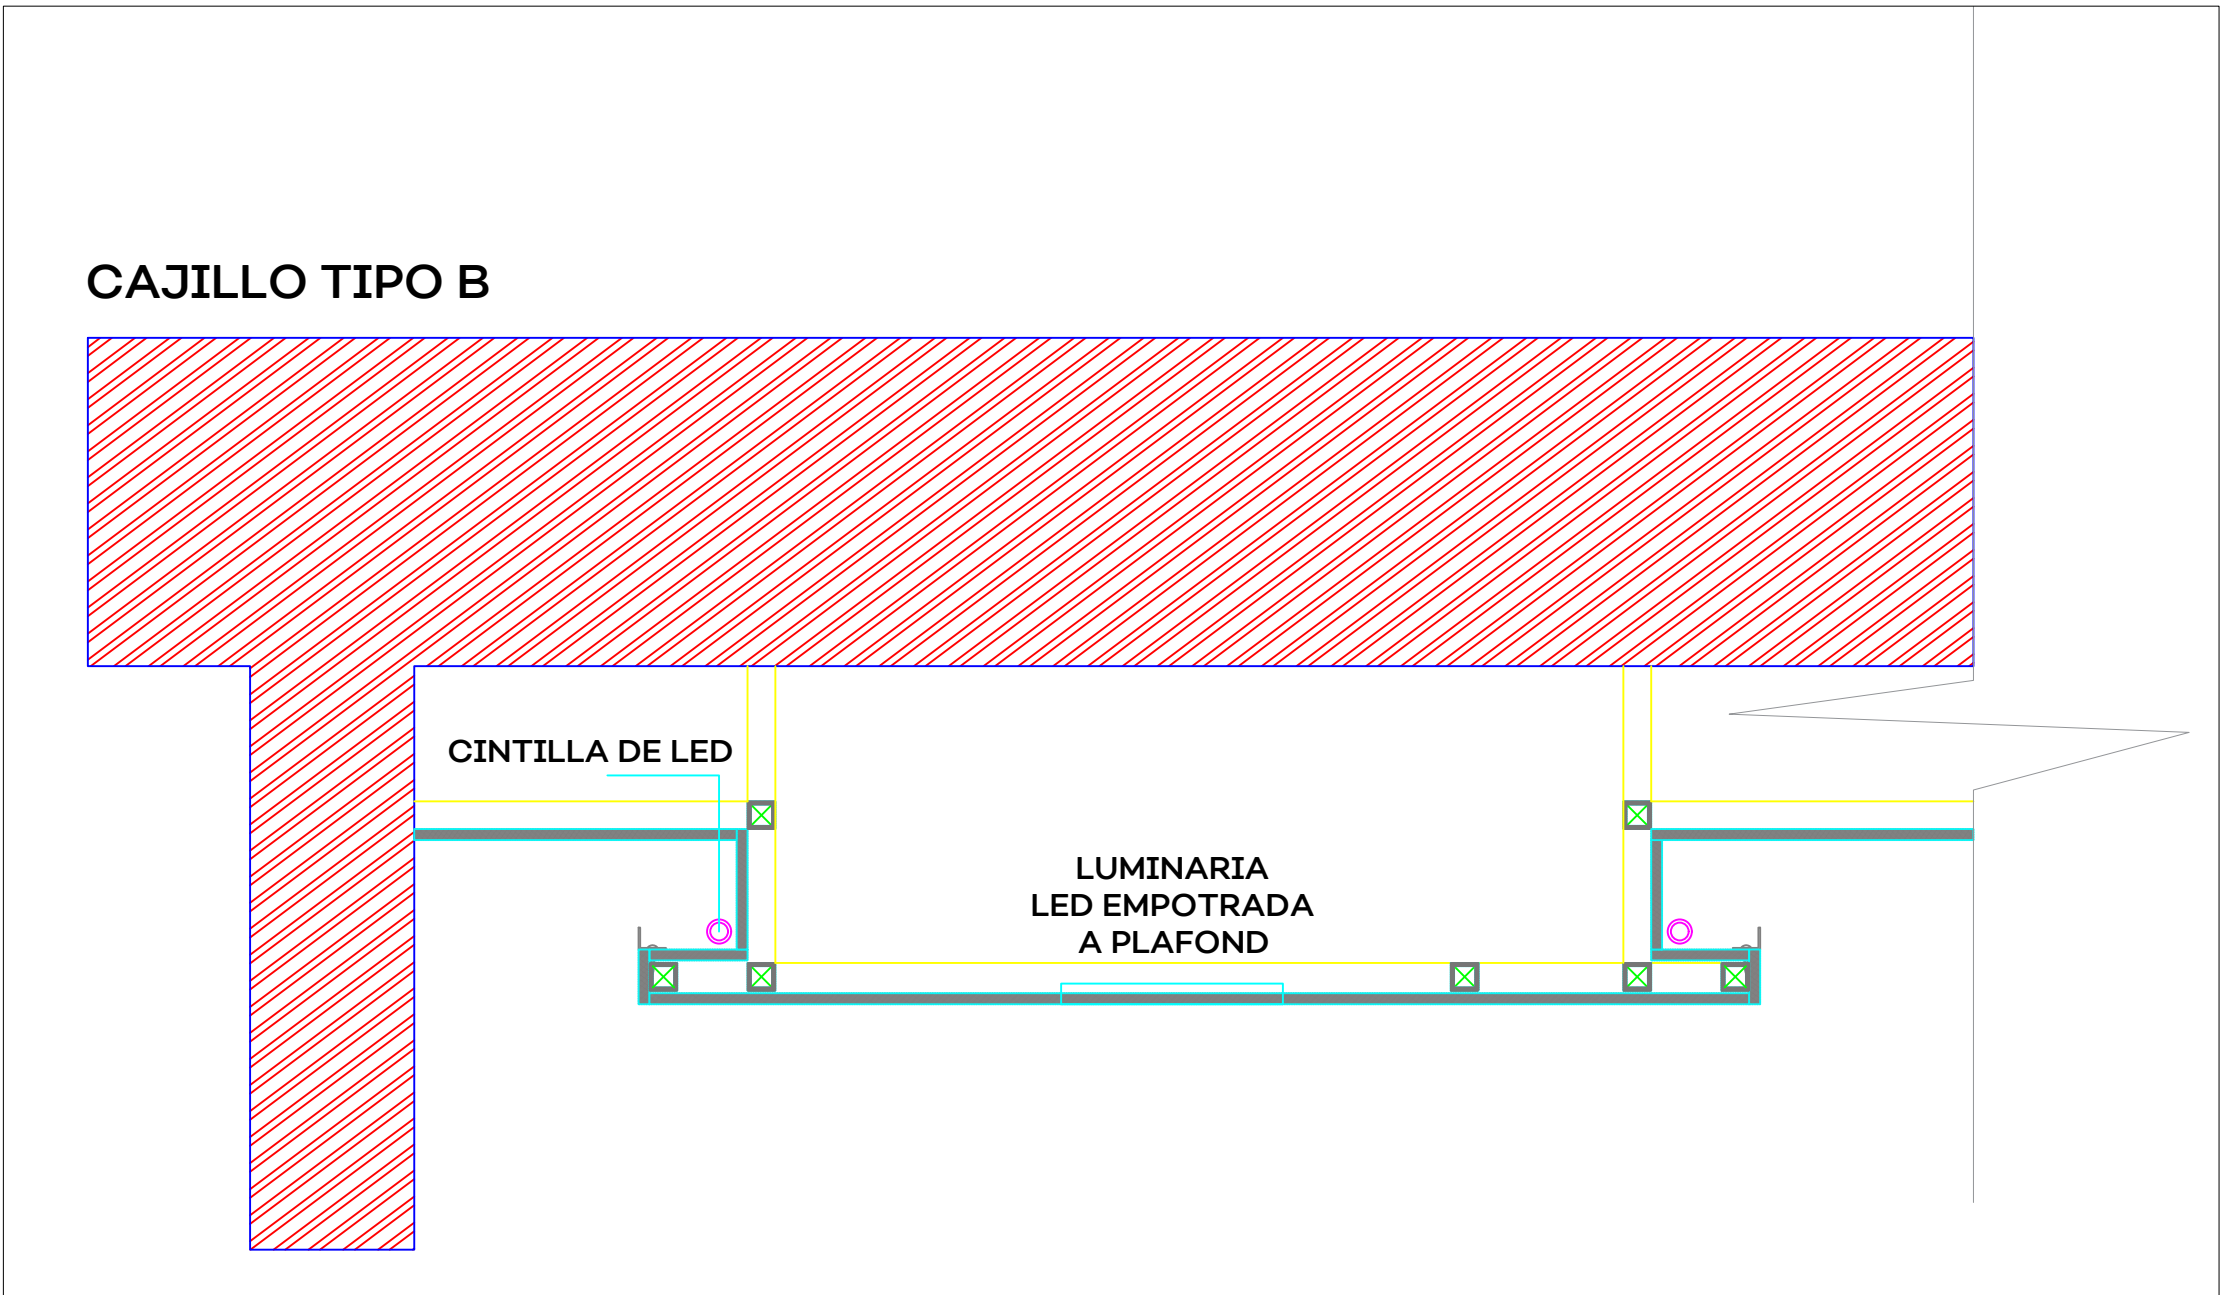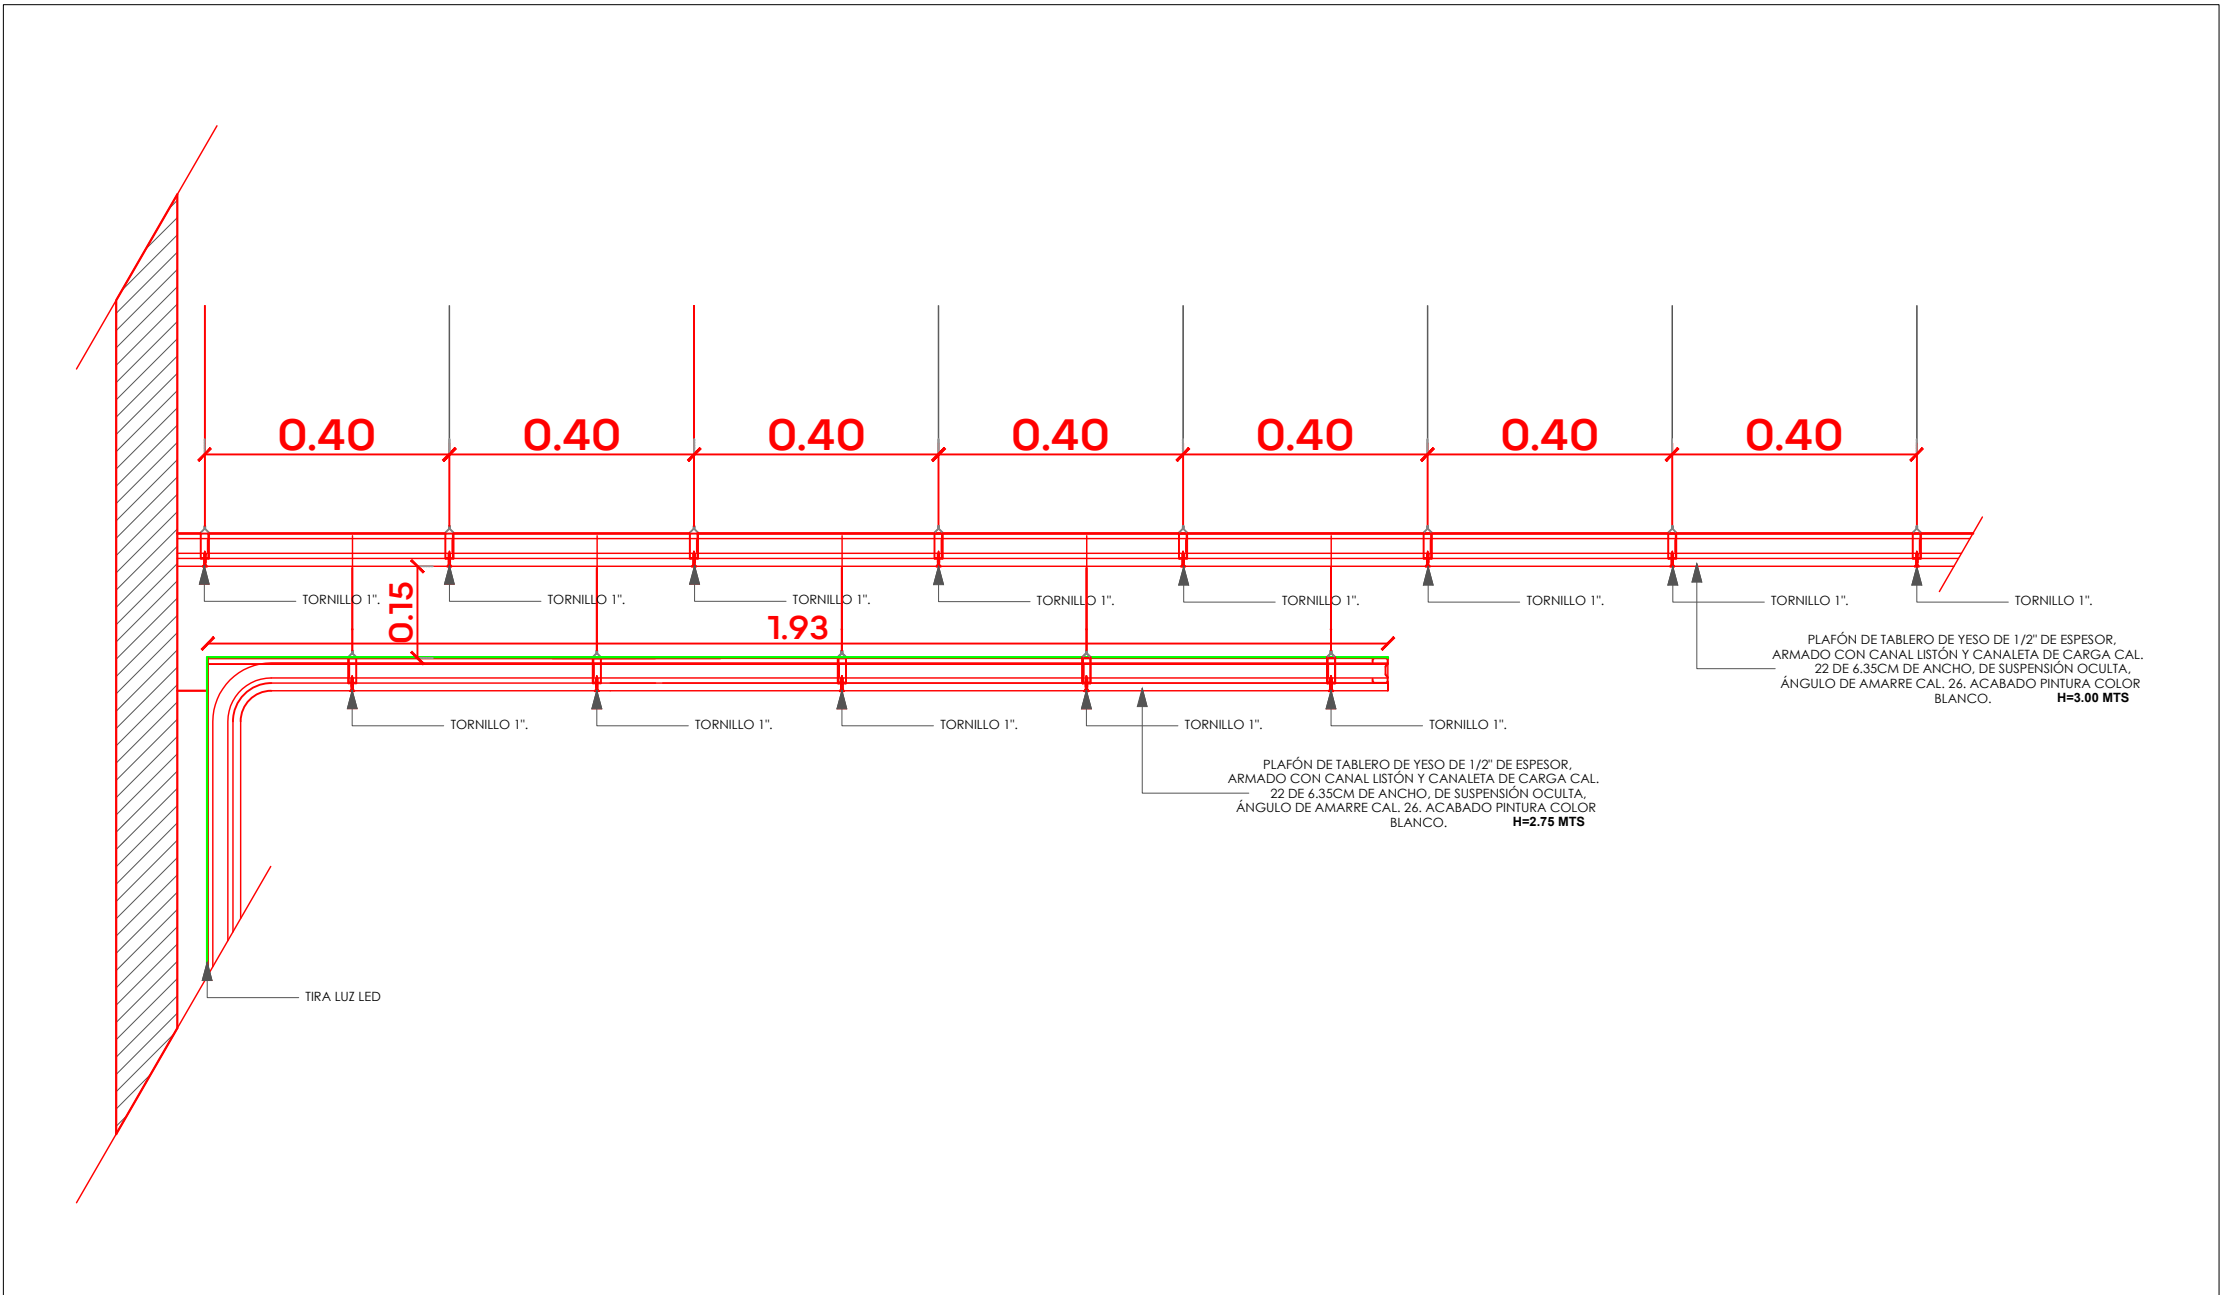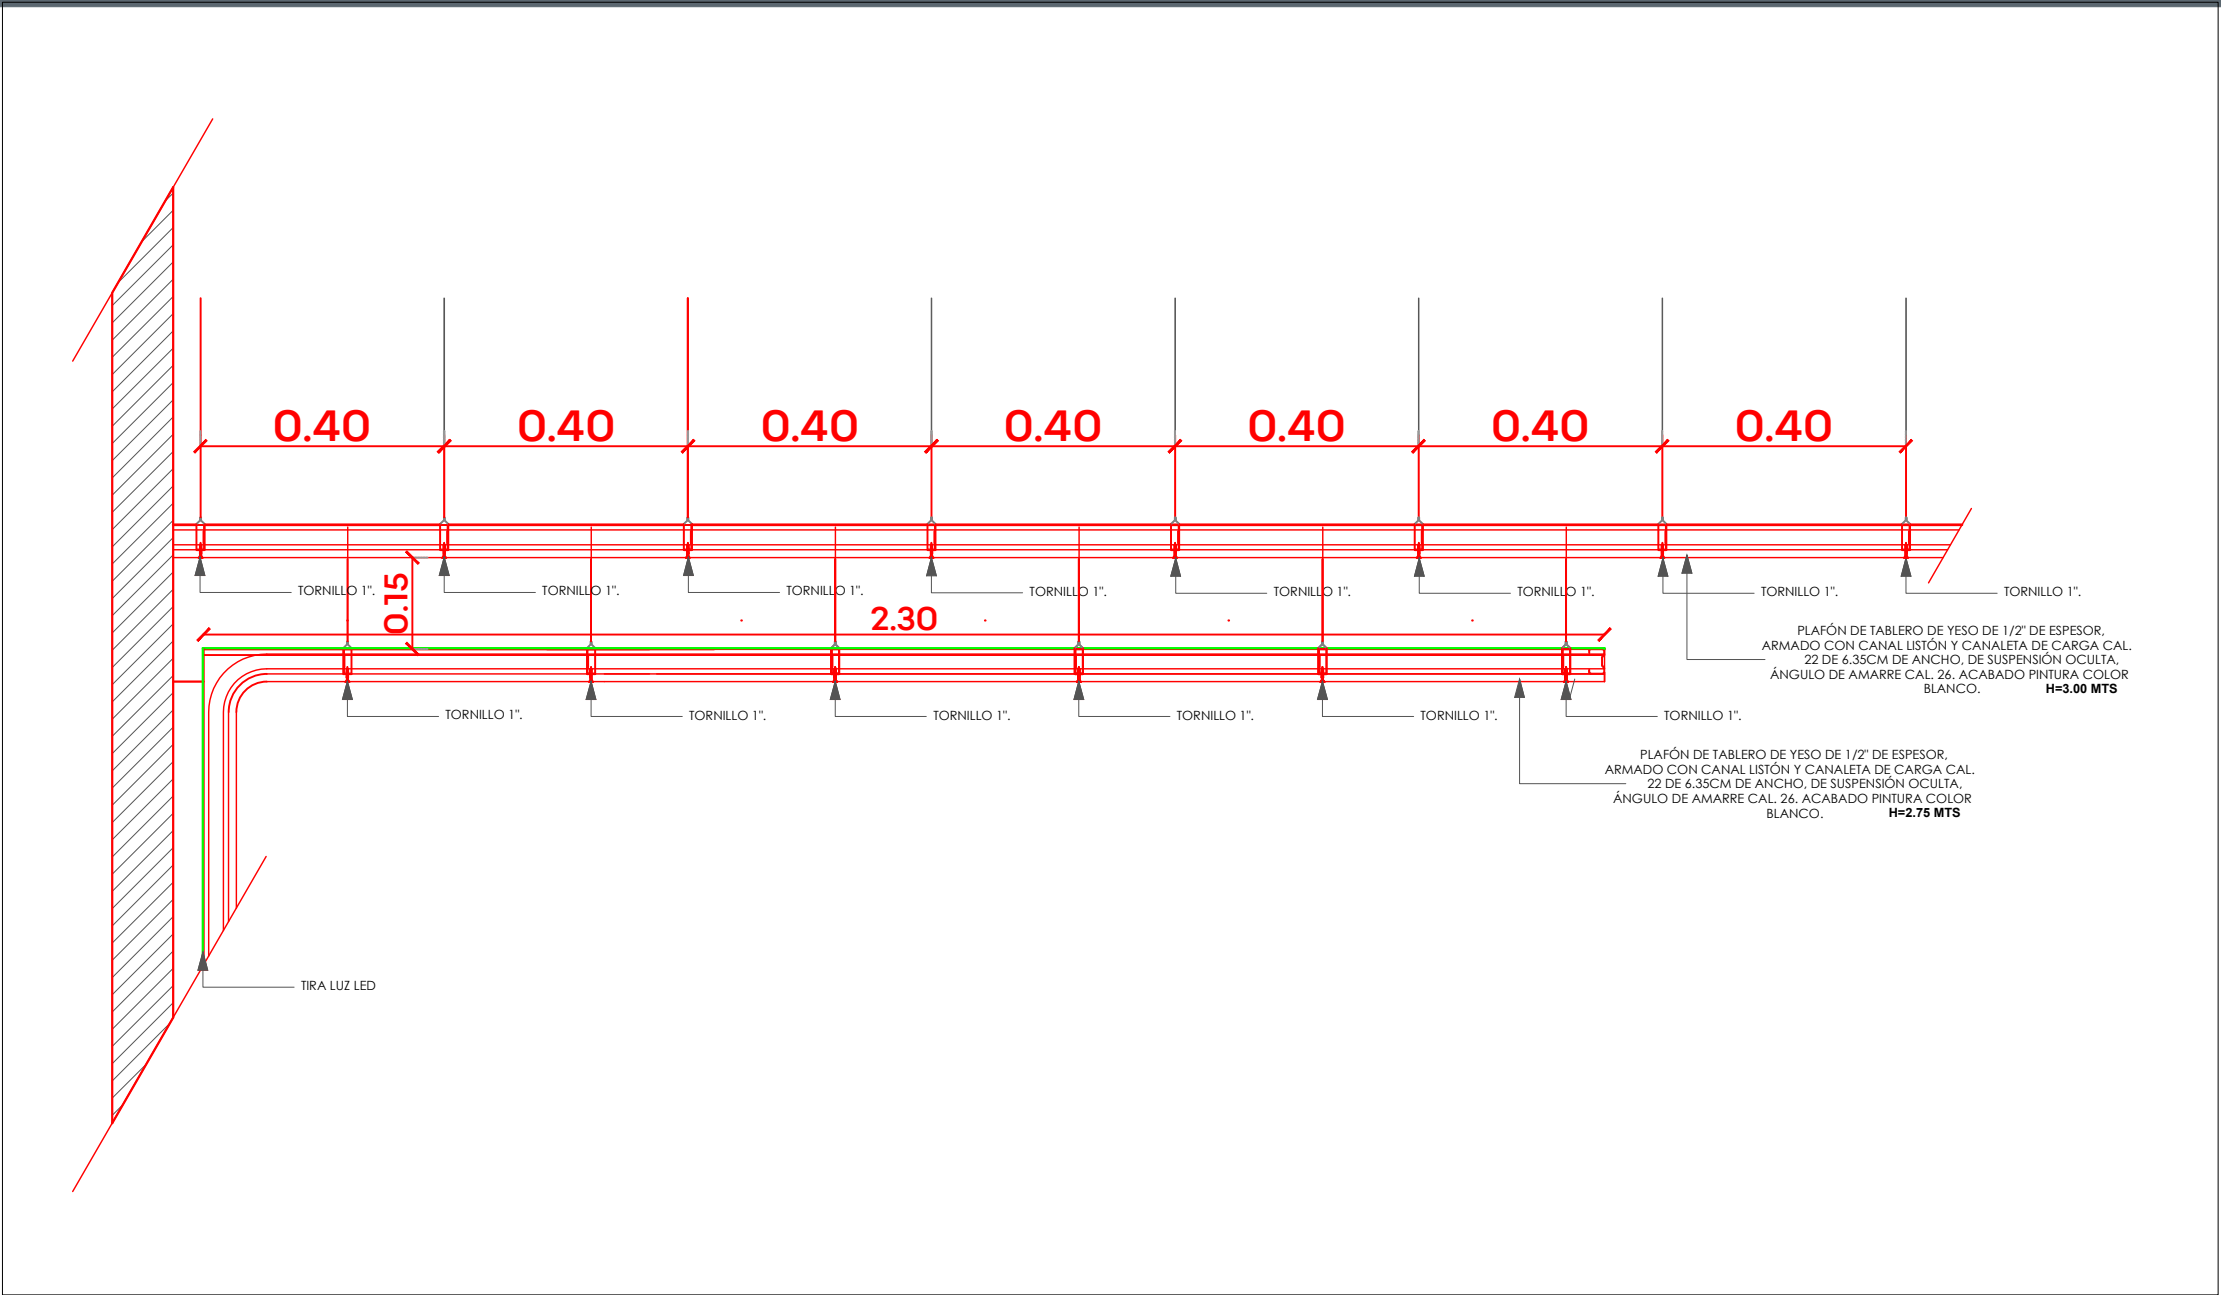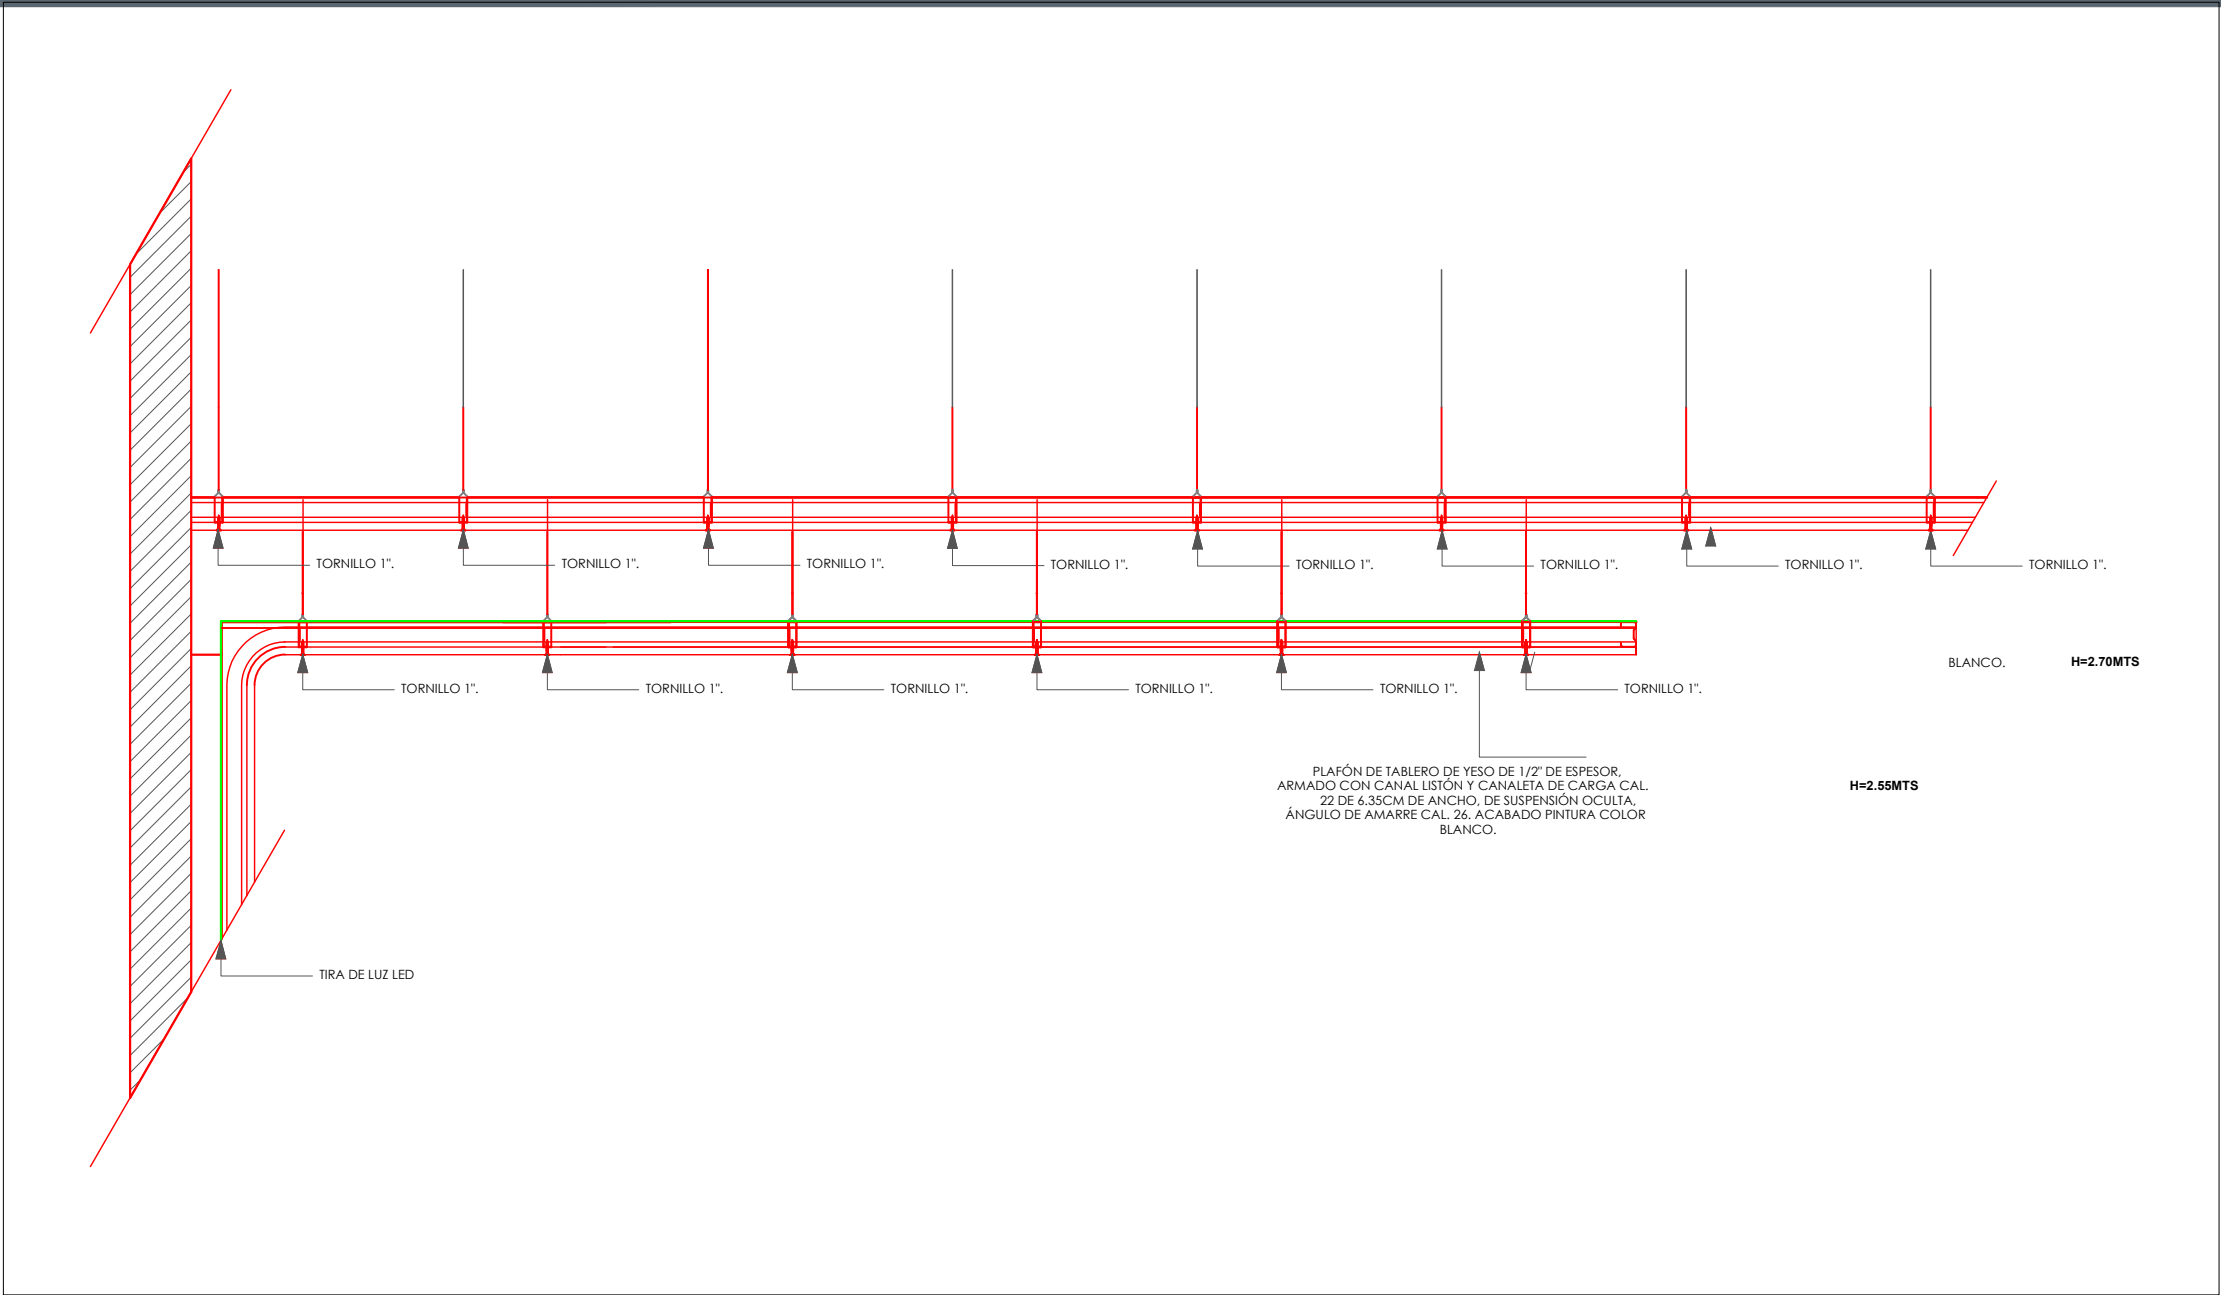

NOTAS:

VALIDACIÓN TÉCNICA

Dr. Héctor Raúl Pérez Gómez
Secretario de Salud Jalisco

Dr. Héctor Hugo Bravo Hernández
Director General del OPD Servicios de Salud Jalisco

Dr. Manuel Alejandro Barajas Zambrano
Subdirector General Médico del OPD Servicios de Salud Jalisco

Dr. Sergio Quintero Luce
Coordinador de Salud Municipal de Secretaría de Salud Jalisco

AUTORIZACIÓN:

Ing. David Miguel Zamora Bueno
Secretario de Infraestructura y Obra Pública del Estado de Jalisco

Ing. Salvador Zúñiga Hernández
Director General de Proyectos de Ingeniería

DATOS GENERALES

Localización: Calle Amado Nervo #1025, La Gloria, C.P. 47670, Tepatlán de Morelos.
Municipio: Tepatlán de Morelos, Jal.

PROYECTO:

REHABILITACIÓN DEL ÁREA DE CONSULTA DE URGENCIAS Y CIRCULACIONES EN EL HOSPITAL REGIONAL DE TEPATILÁN DE MORELOS, EN EL MUNICIPIO DE TEPATILÁN DE MORELOS, JALISCO.

CONTENIDO:

DETALLES PLAFONES



ESCALA: 1:250

FECHA: SEPTIEMBRE 2026

CLAVE DE PLANO: ACA-PLA-02



HOSPITAL REGIONAL TEPATILÁN DE MORELOS SIOP-E-SMAFDR-OB-LP-0770-2026

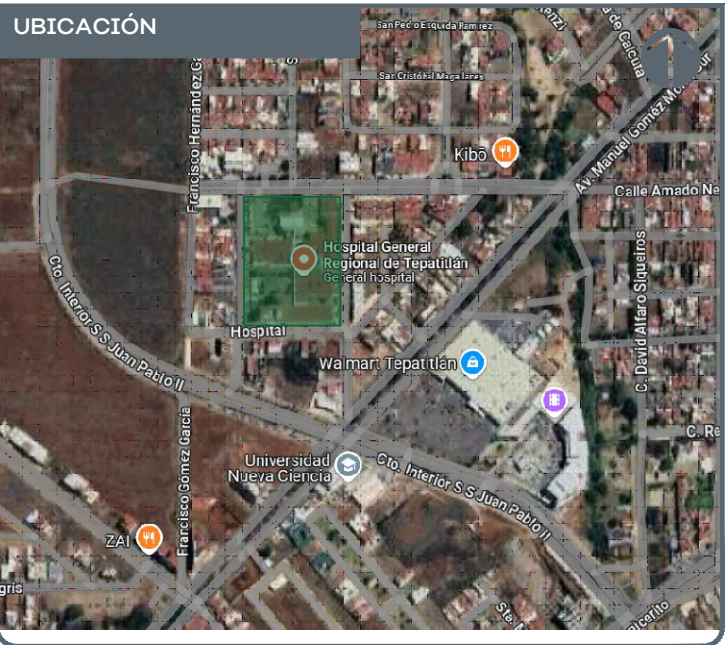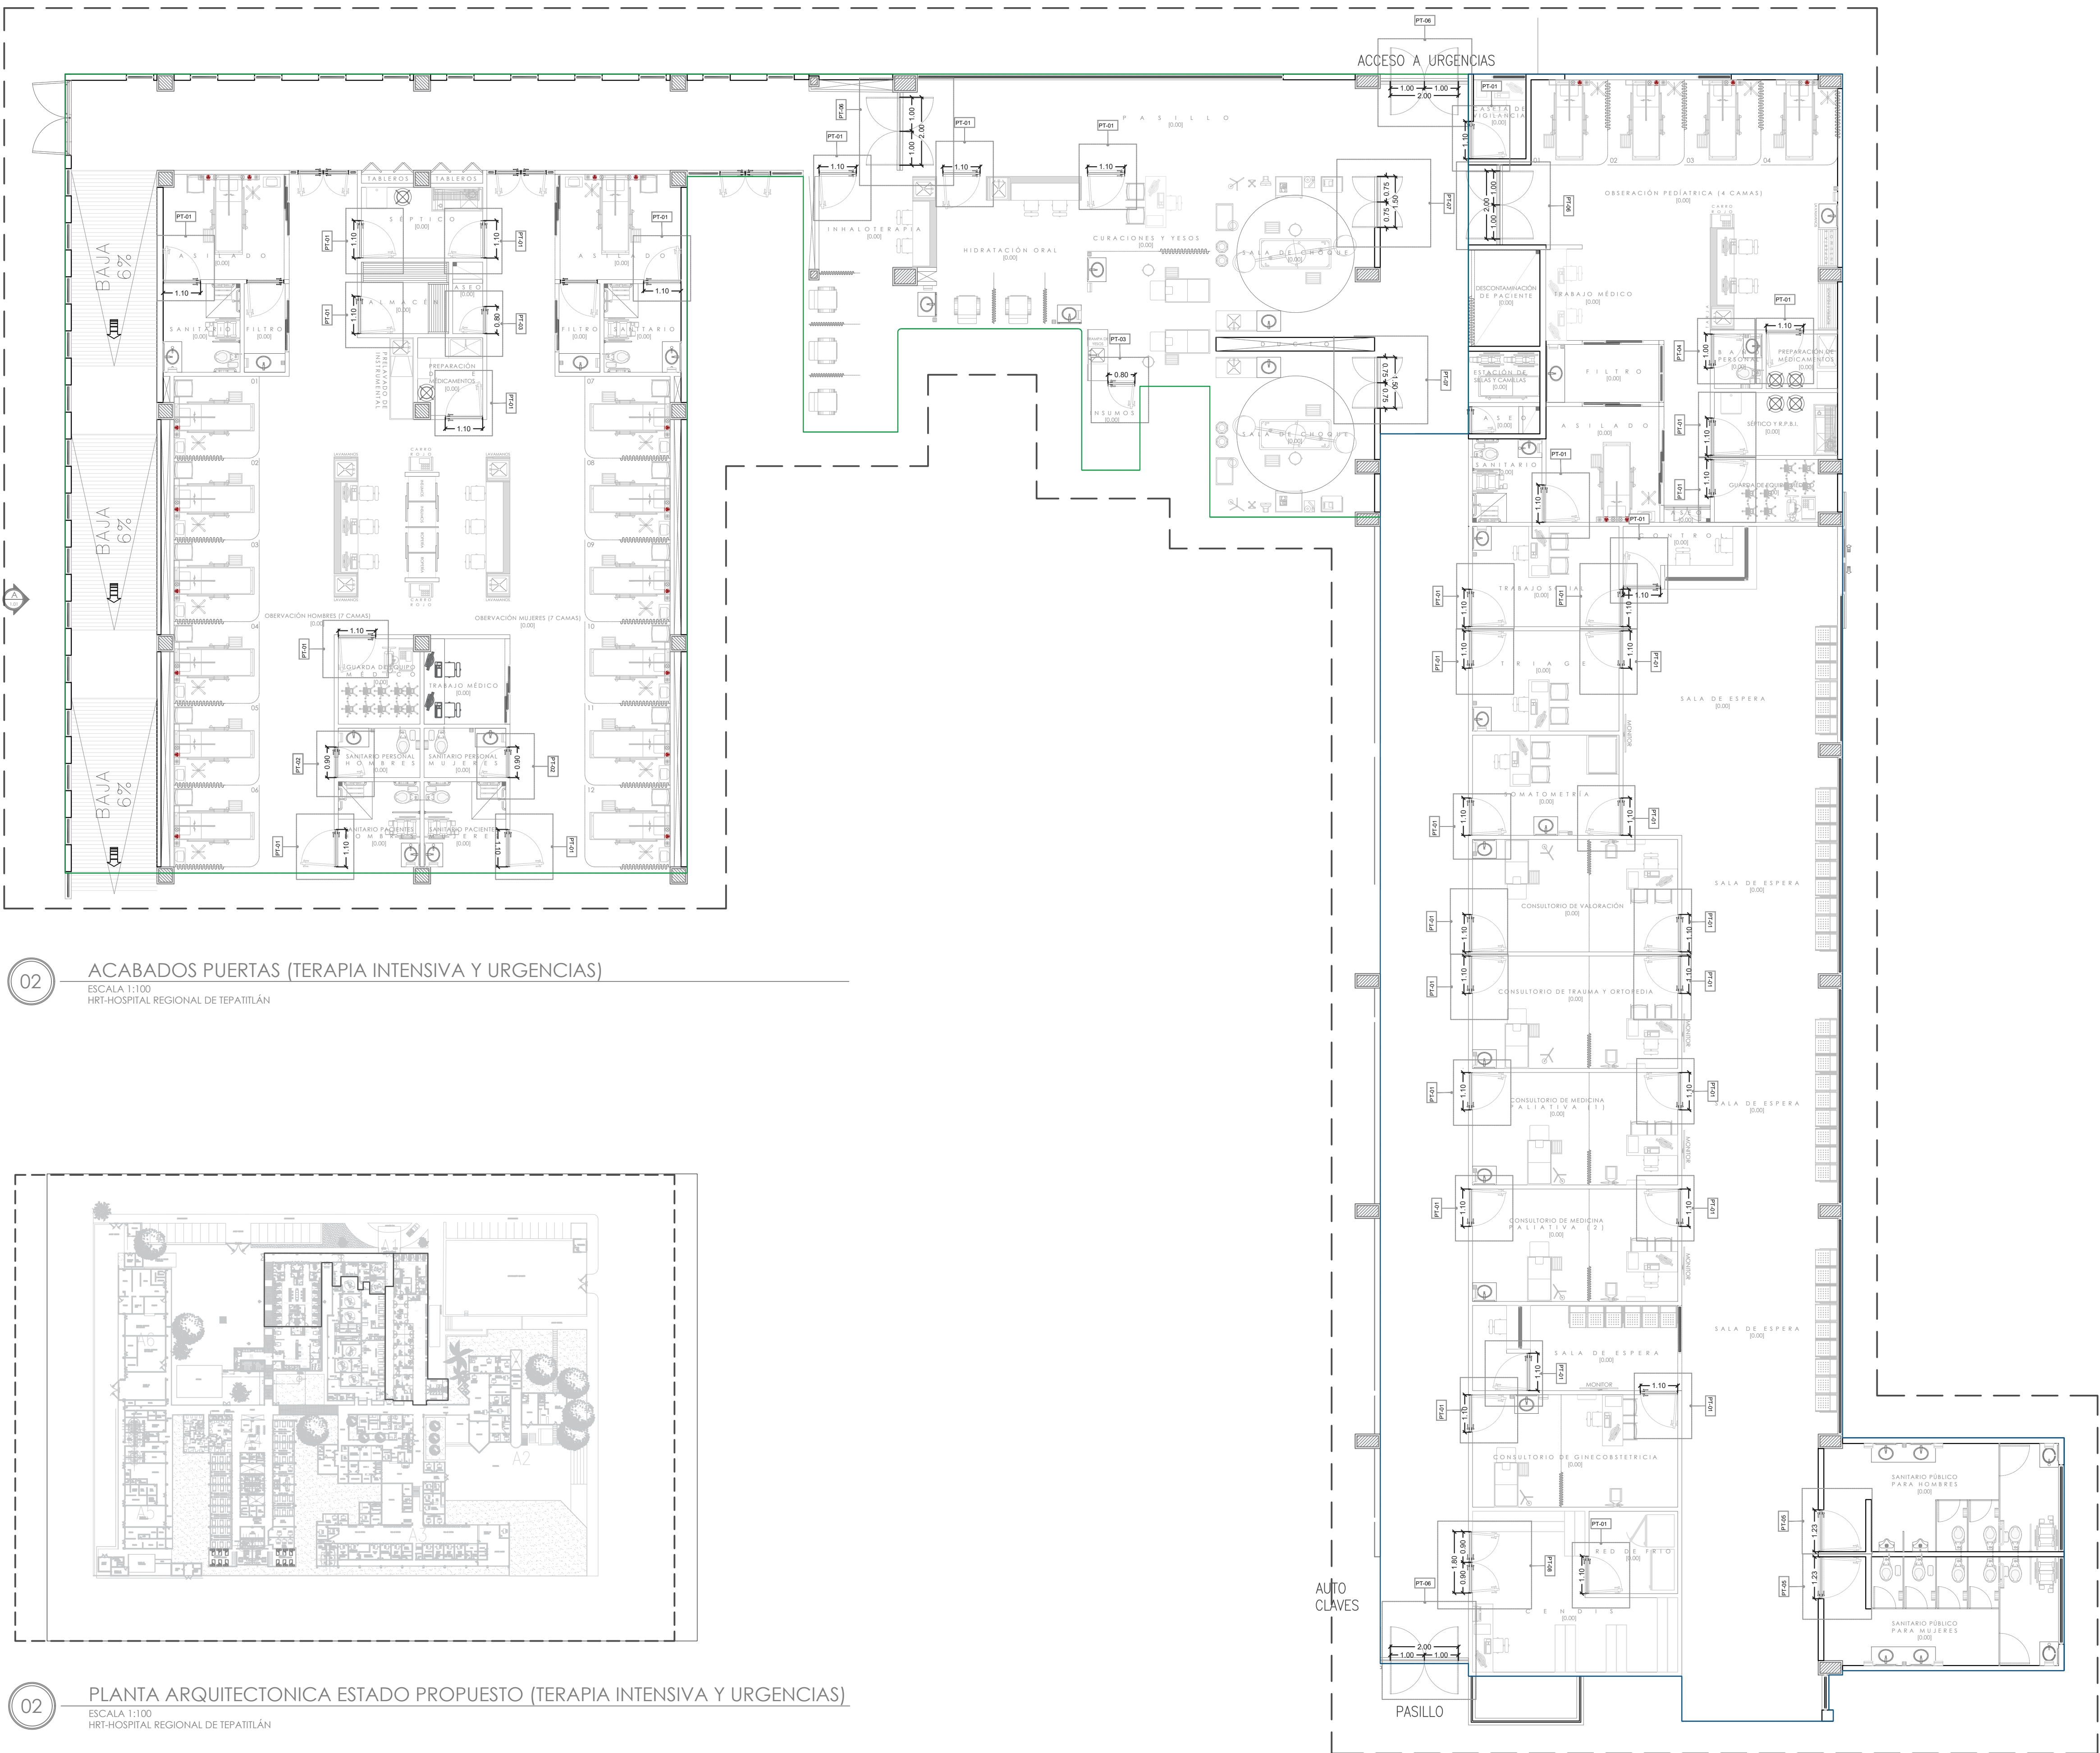

NOTAS:

VALIDACIÓN TÉCNICA

Dr. Héctor Raúl Pérez Gómez
Secretario de Salud Jalisco

Dr. Héctor Hugo Bravo Hernández
Director General del OPD Servicios de Salud Jalisco

Dr. Manuel Alejandro Barajas Zambrano
Subdirector General Médico del OPD Servicios de Salud Jalisco

Dr. Sergio Quintero Luce
Coordinador de Salud Municipal de Secretaría de Salud Jalisco

AUTORIZACIÓN:

Ing. David Miguel Zamora Bueno
Secretario de Infraestructura y Obra Pública del Estado de Jalisco

Mtro. Joel Iván Zúñiga Gosálvez
Director General de Proyectos de Ingeniería

DATOS GENERALES

Localización: Calle Amado Nervo #1025, La Gloria, C.P. 47670, Tepatlilán de Morelos.
Municipio: Tepatlilán de Morelos, Jal.

PROYECTO:

REHABILITACIÓN DEL ÁREA DE CONSULTA DE URGENCIAS Y CIRCULACIONES EN EL HOSPITAL REGIONAL DE TEPATILILÁN DE MORELOS, EN EL MUNICIPIO DE TEPATILILÁN DE MORELOS, JALISCO.

CONTENIDO:

ACABADOS DE PUERTAS

ESCALA:

1250









FECHA:

SEPTIEMBRE 2026

CLAVE DE PLANO:

A-PUERTAS-01



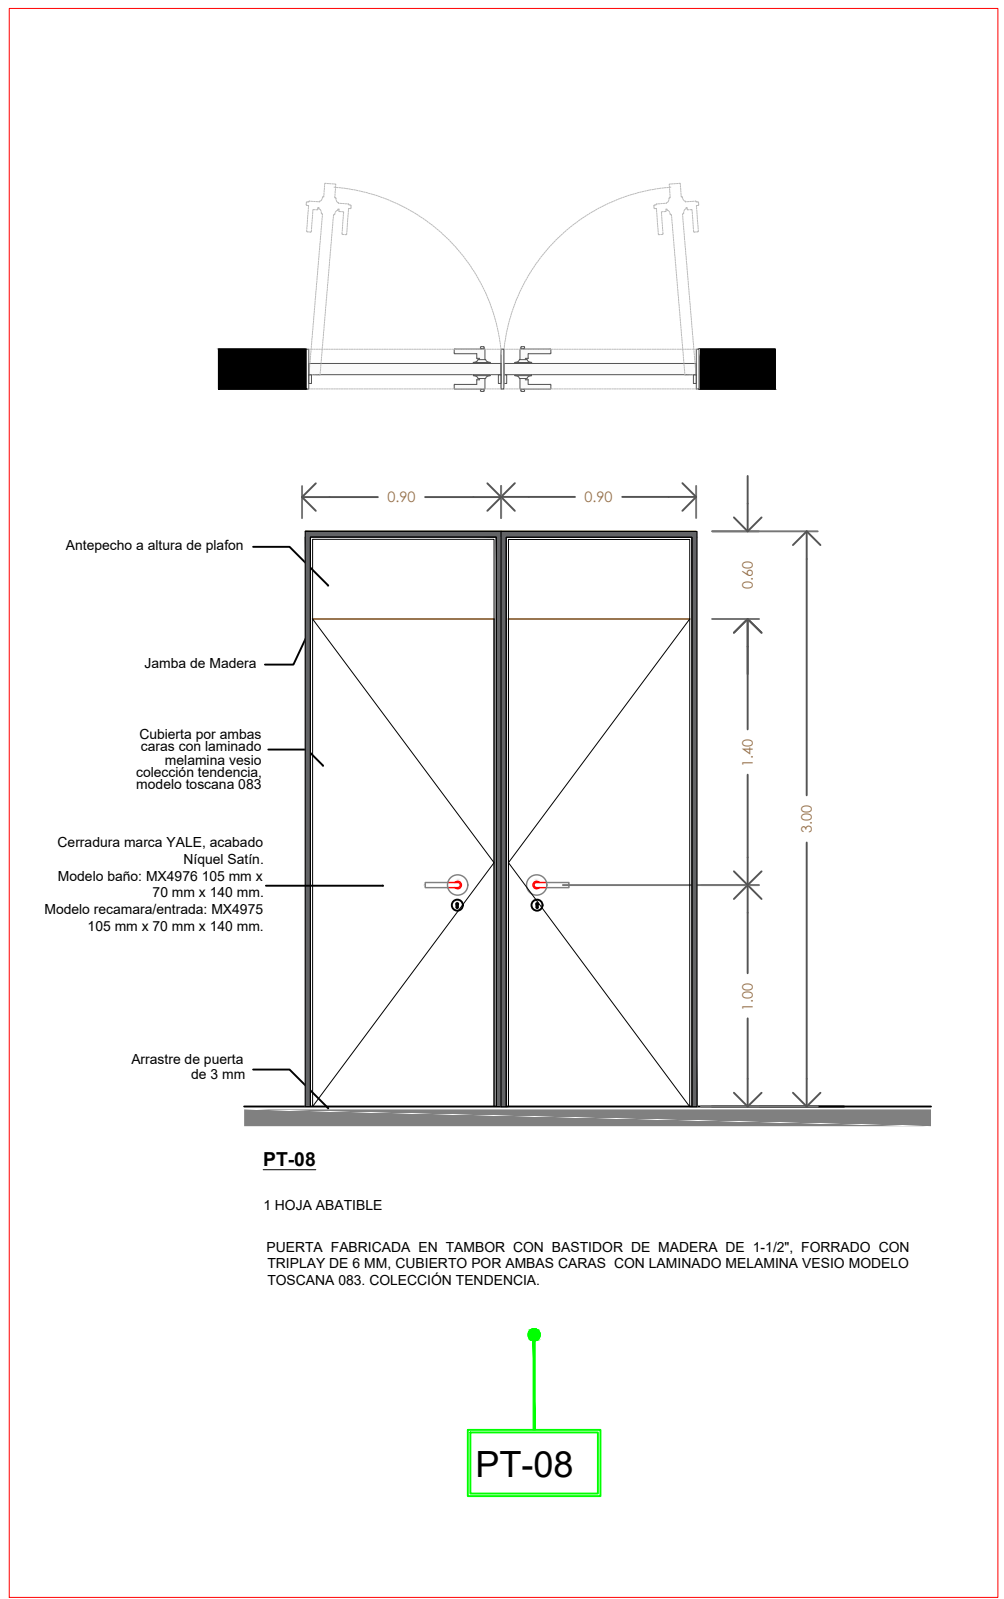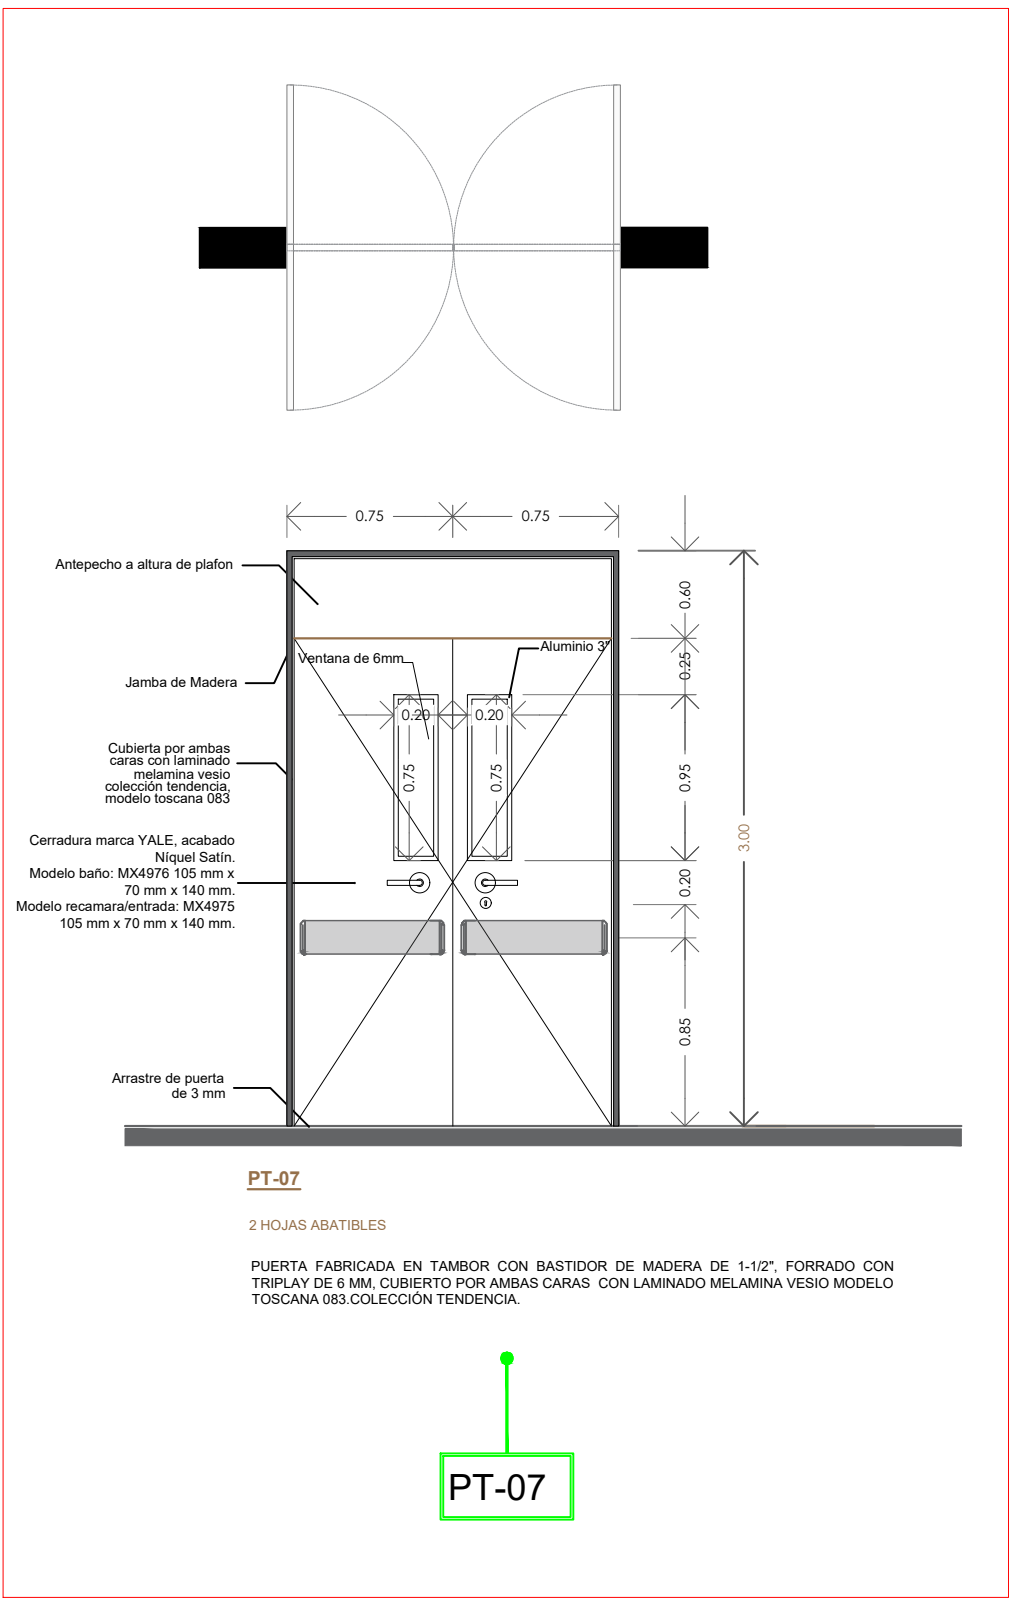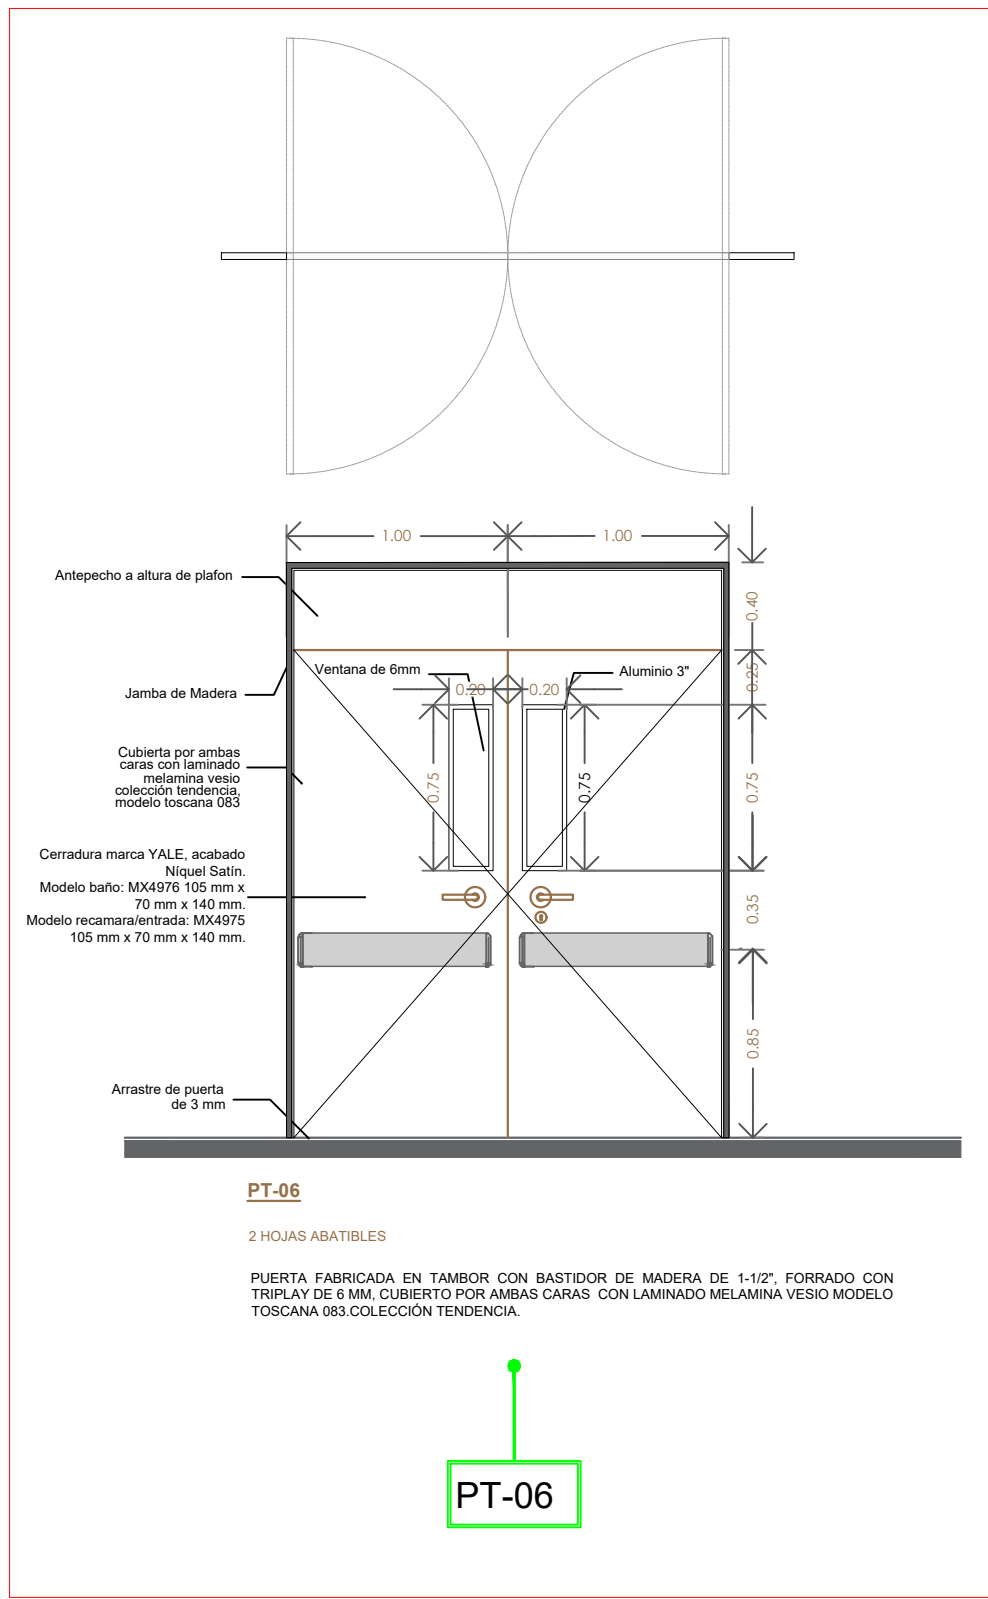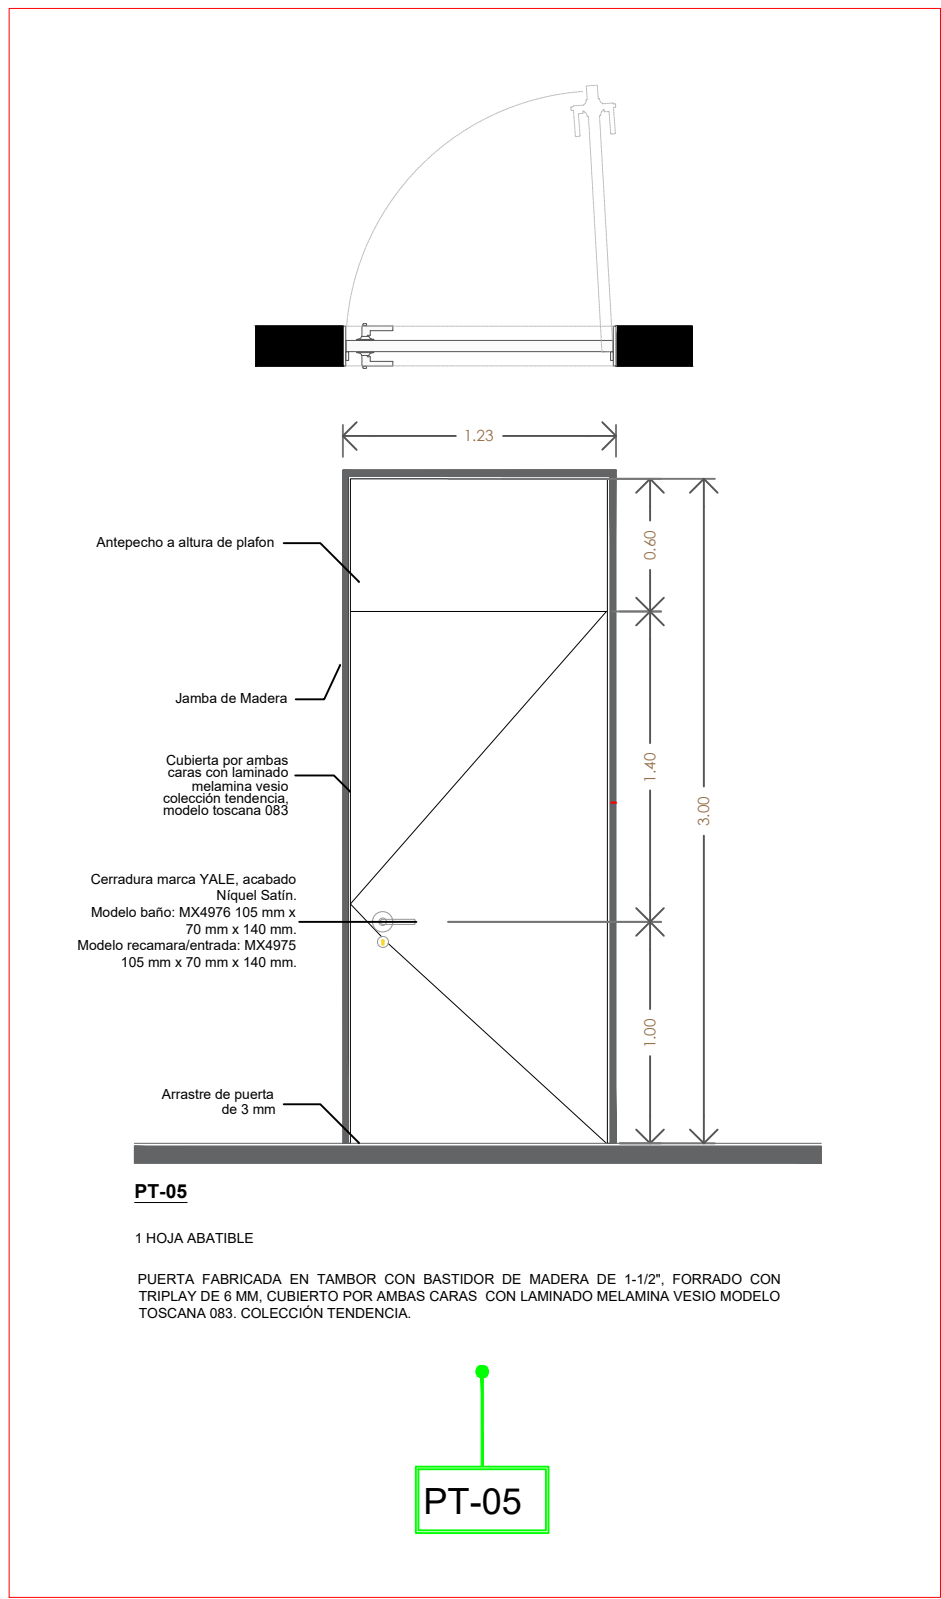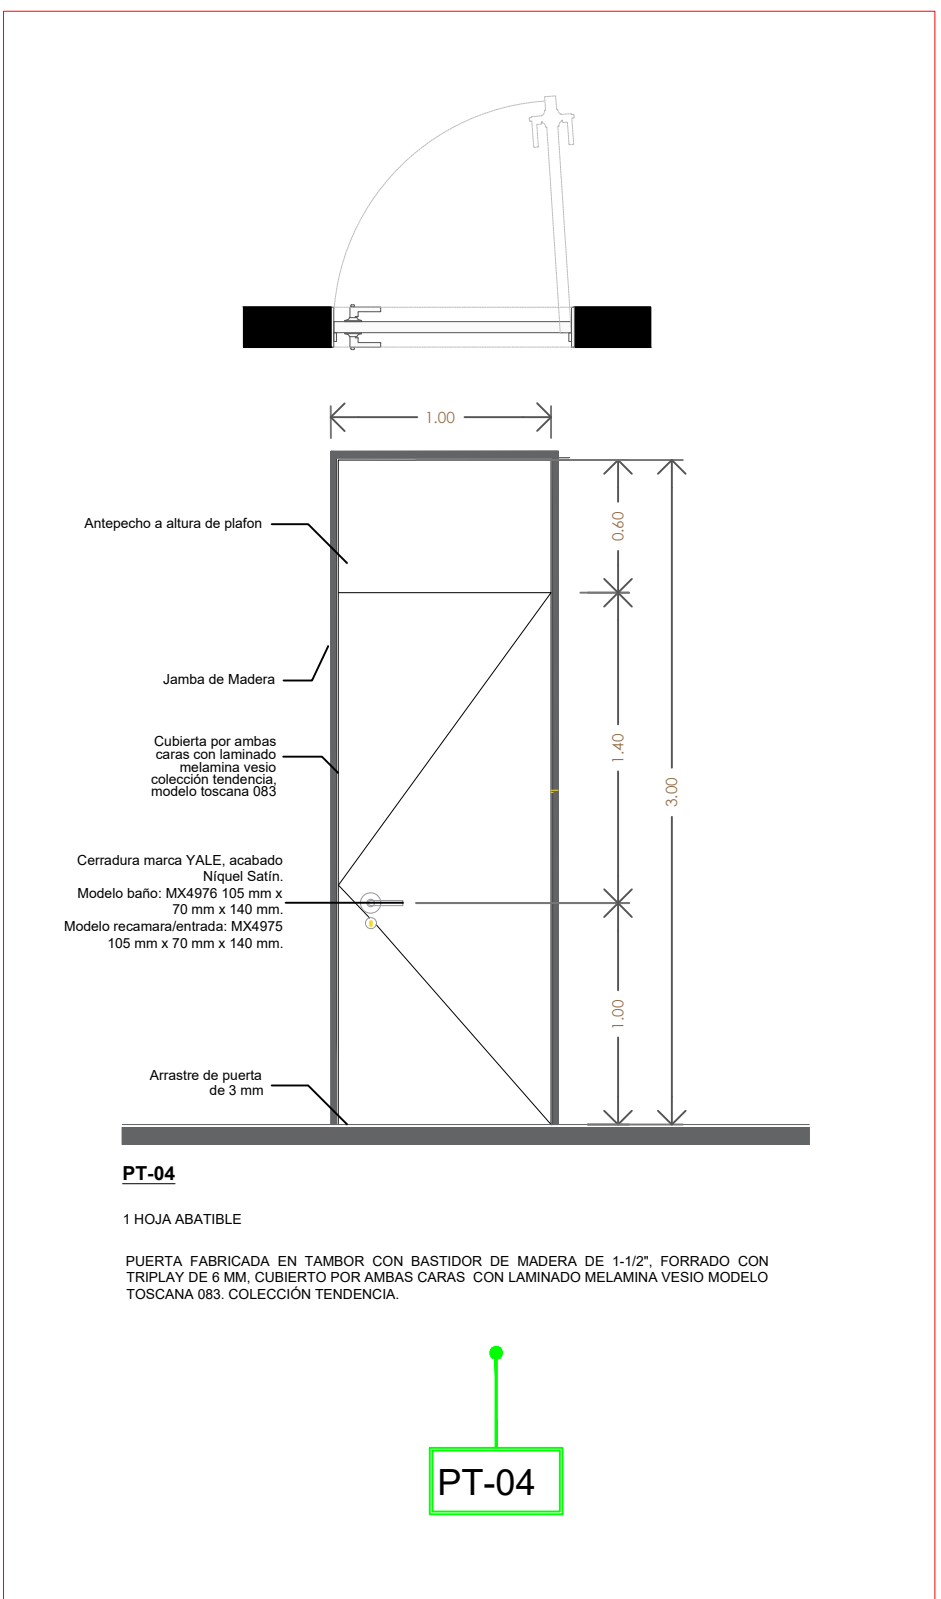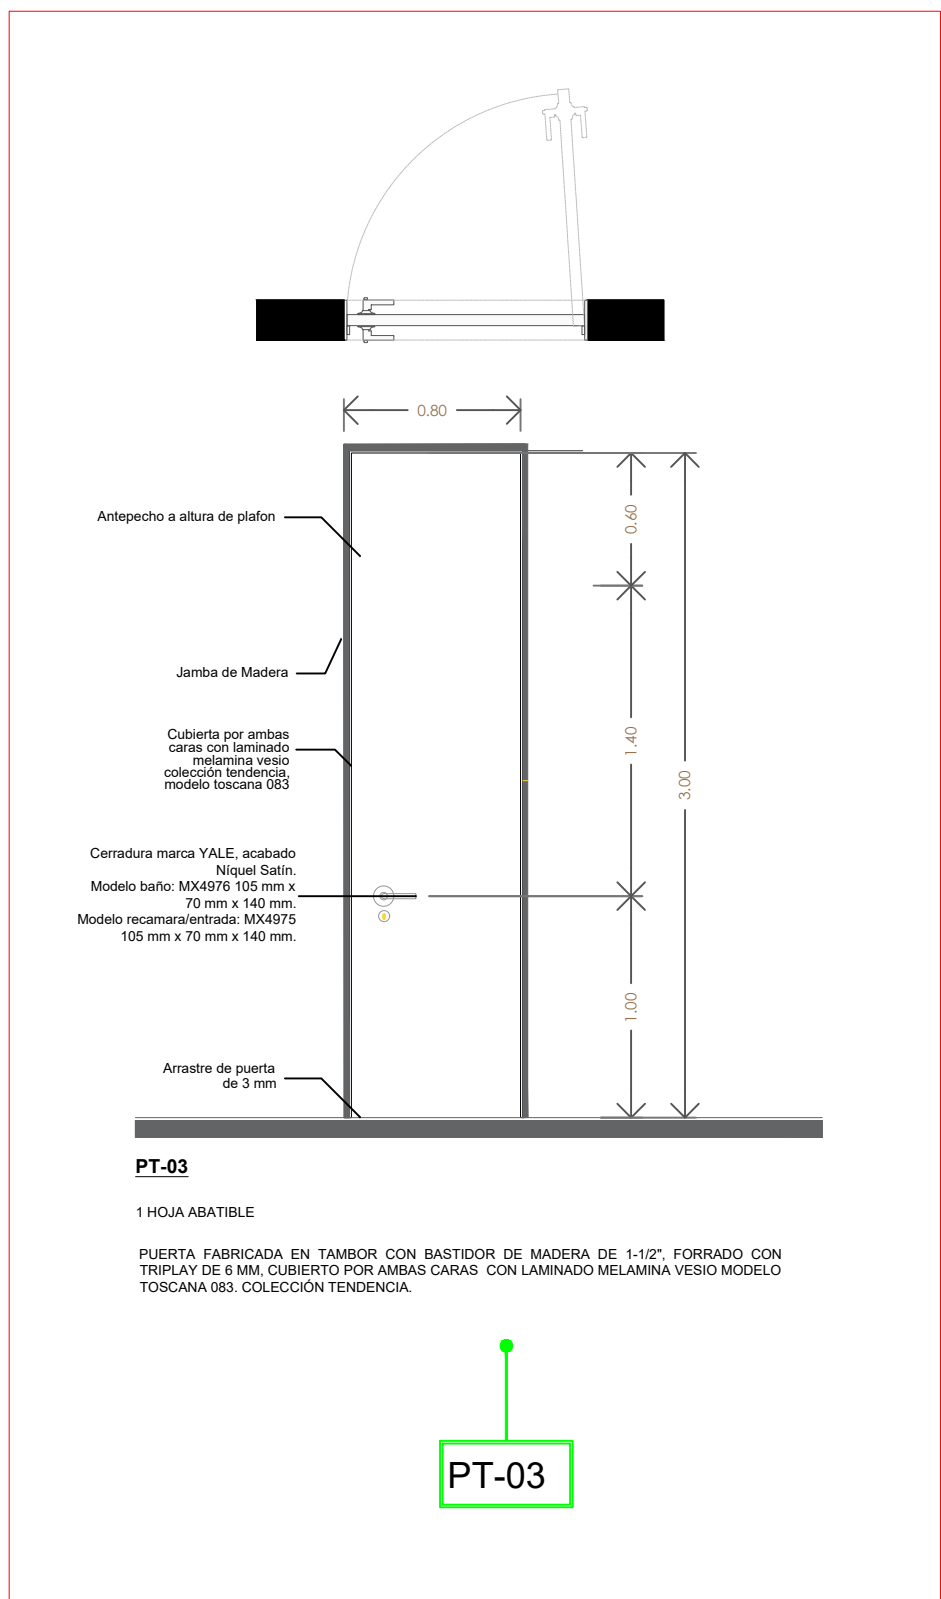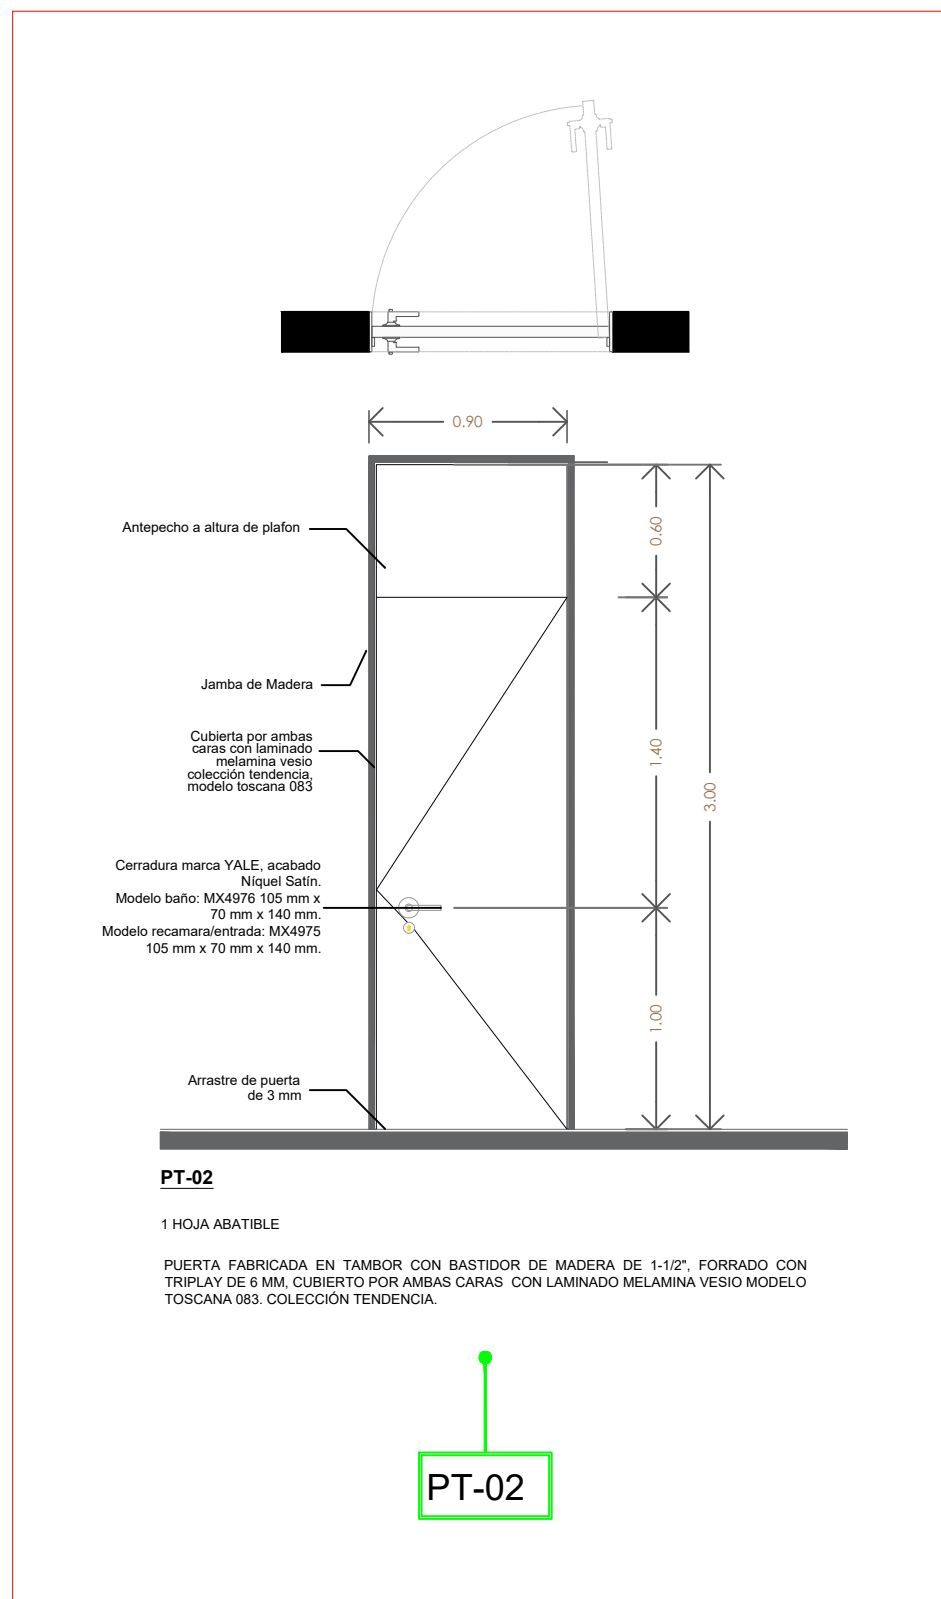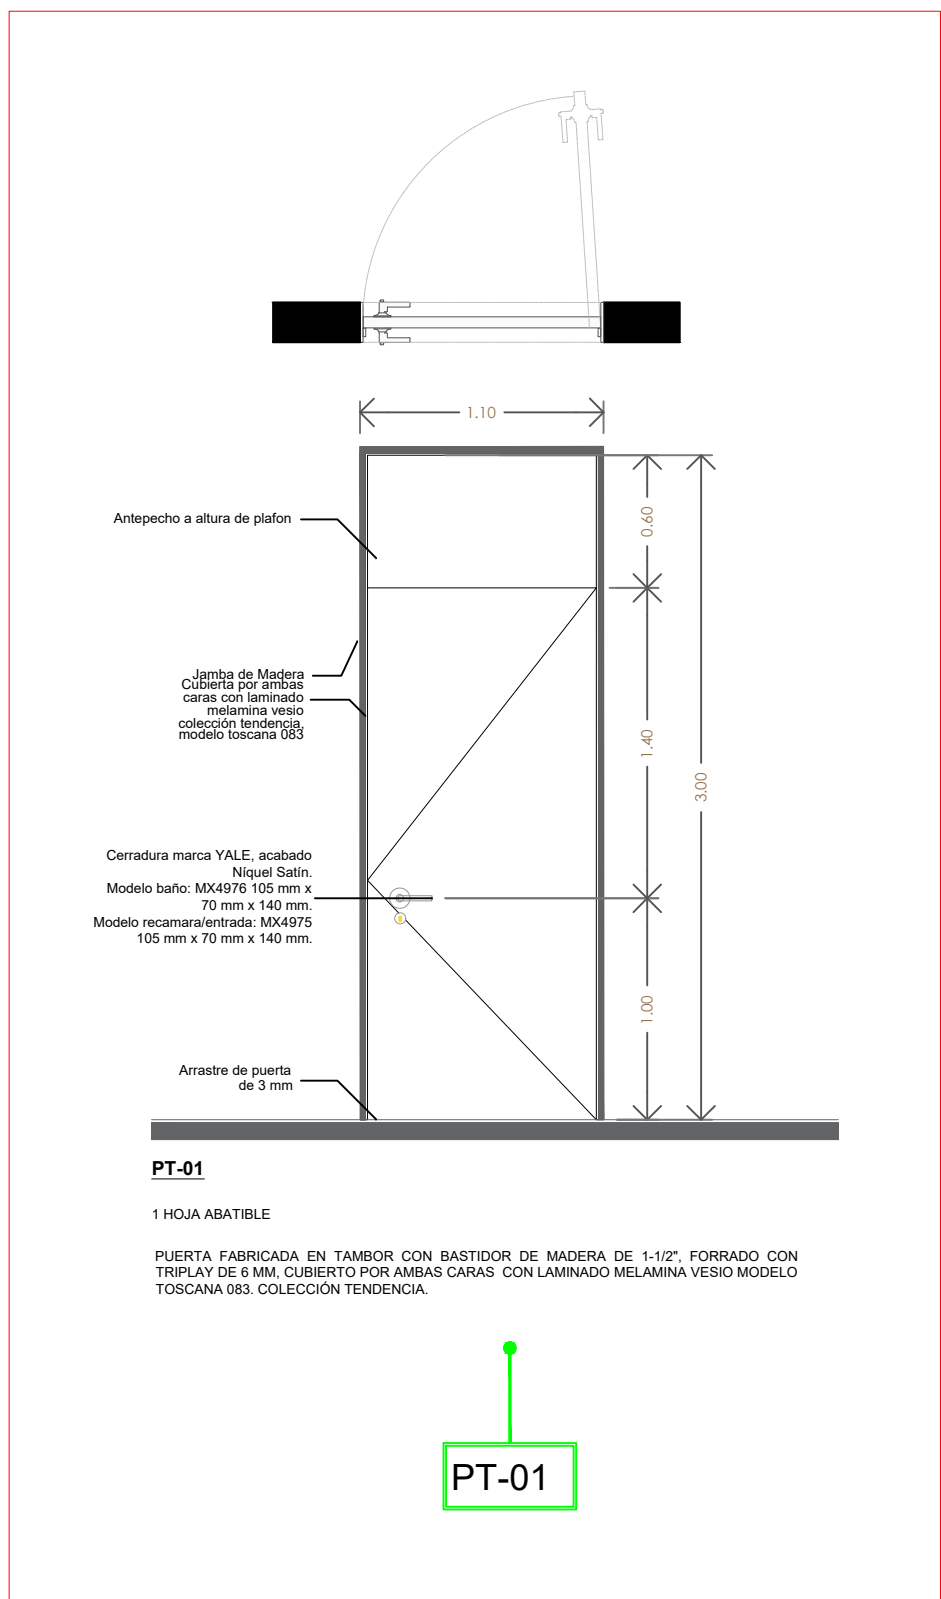

NOTAS:

VALIDACIÓN TÉCNICA	Salud
Dr. Héctor Raúl Pérez Gómez Secretario de Salud Jalisco	
Dr. Héctor Hugo Bravo Hernández Director General del OPD Servicios de Salud Jalisco	
Dr. Manuel Alejandro Barajas Zambrano Subdirector General Médico del OPD Servicios de Salud Jalisco	
Dr. Sergio Quintero Luce Coordinador de Salud Municipal de Secretaría de Salud Jalisco	
AUTORIZACIÓN:	
Ing. David Miguel Zamora Bueno Secretario de Infraestructura y Obra Pública del Estado de Jalisco	
Mtro. Joel Iván Zúñiga Gosálvez Director General de Proyectos de Ingeniería	
DATOS GENERALES	
Localización: Calle Amado Nervo #1025, La Gloria, C.P. 47670, Tepatlilán de Morelos. Municipio: Tepatlilán de Morelos, Jal.	

PROYECTO:
REHABILITACIÓN DEL ÁREA DE CONSULTA DE URGENCIAS Y CIRCULACIONES EN EL HOSPITAL REGIONAL DE TEPATILILÁN DE MORELOS, EN EL MUNICIPIO DE TEPATILILÁN DE MORELOS, JALISCO.

CONTENIDO:
DETALLES DE PUERTAS

ESCALA:	FECHA:	CLAVE DE PLANO:
1:250	SEPTIEMBRE 2026	A-PUERTAS-21



HOSPITAL REGIONAL TEPATILILÁN DE MORELOS SIOP-E-SMAFDR-OB-LP-0770-2026

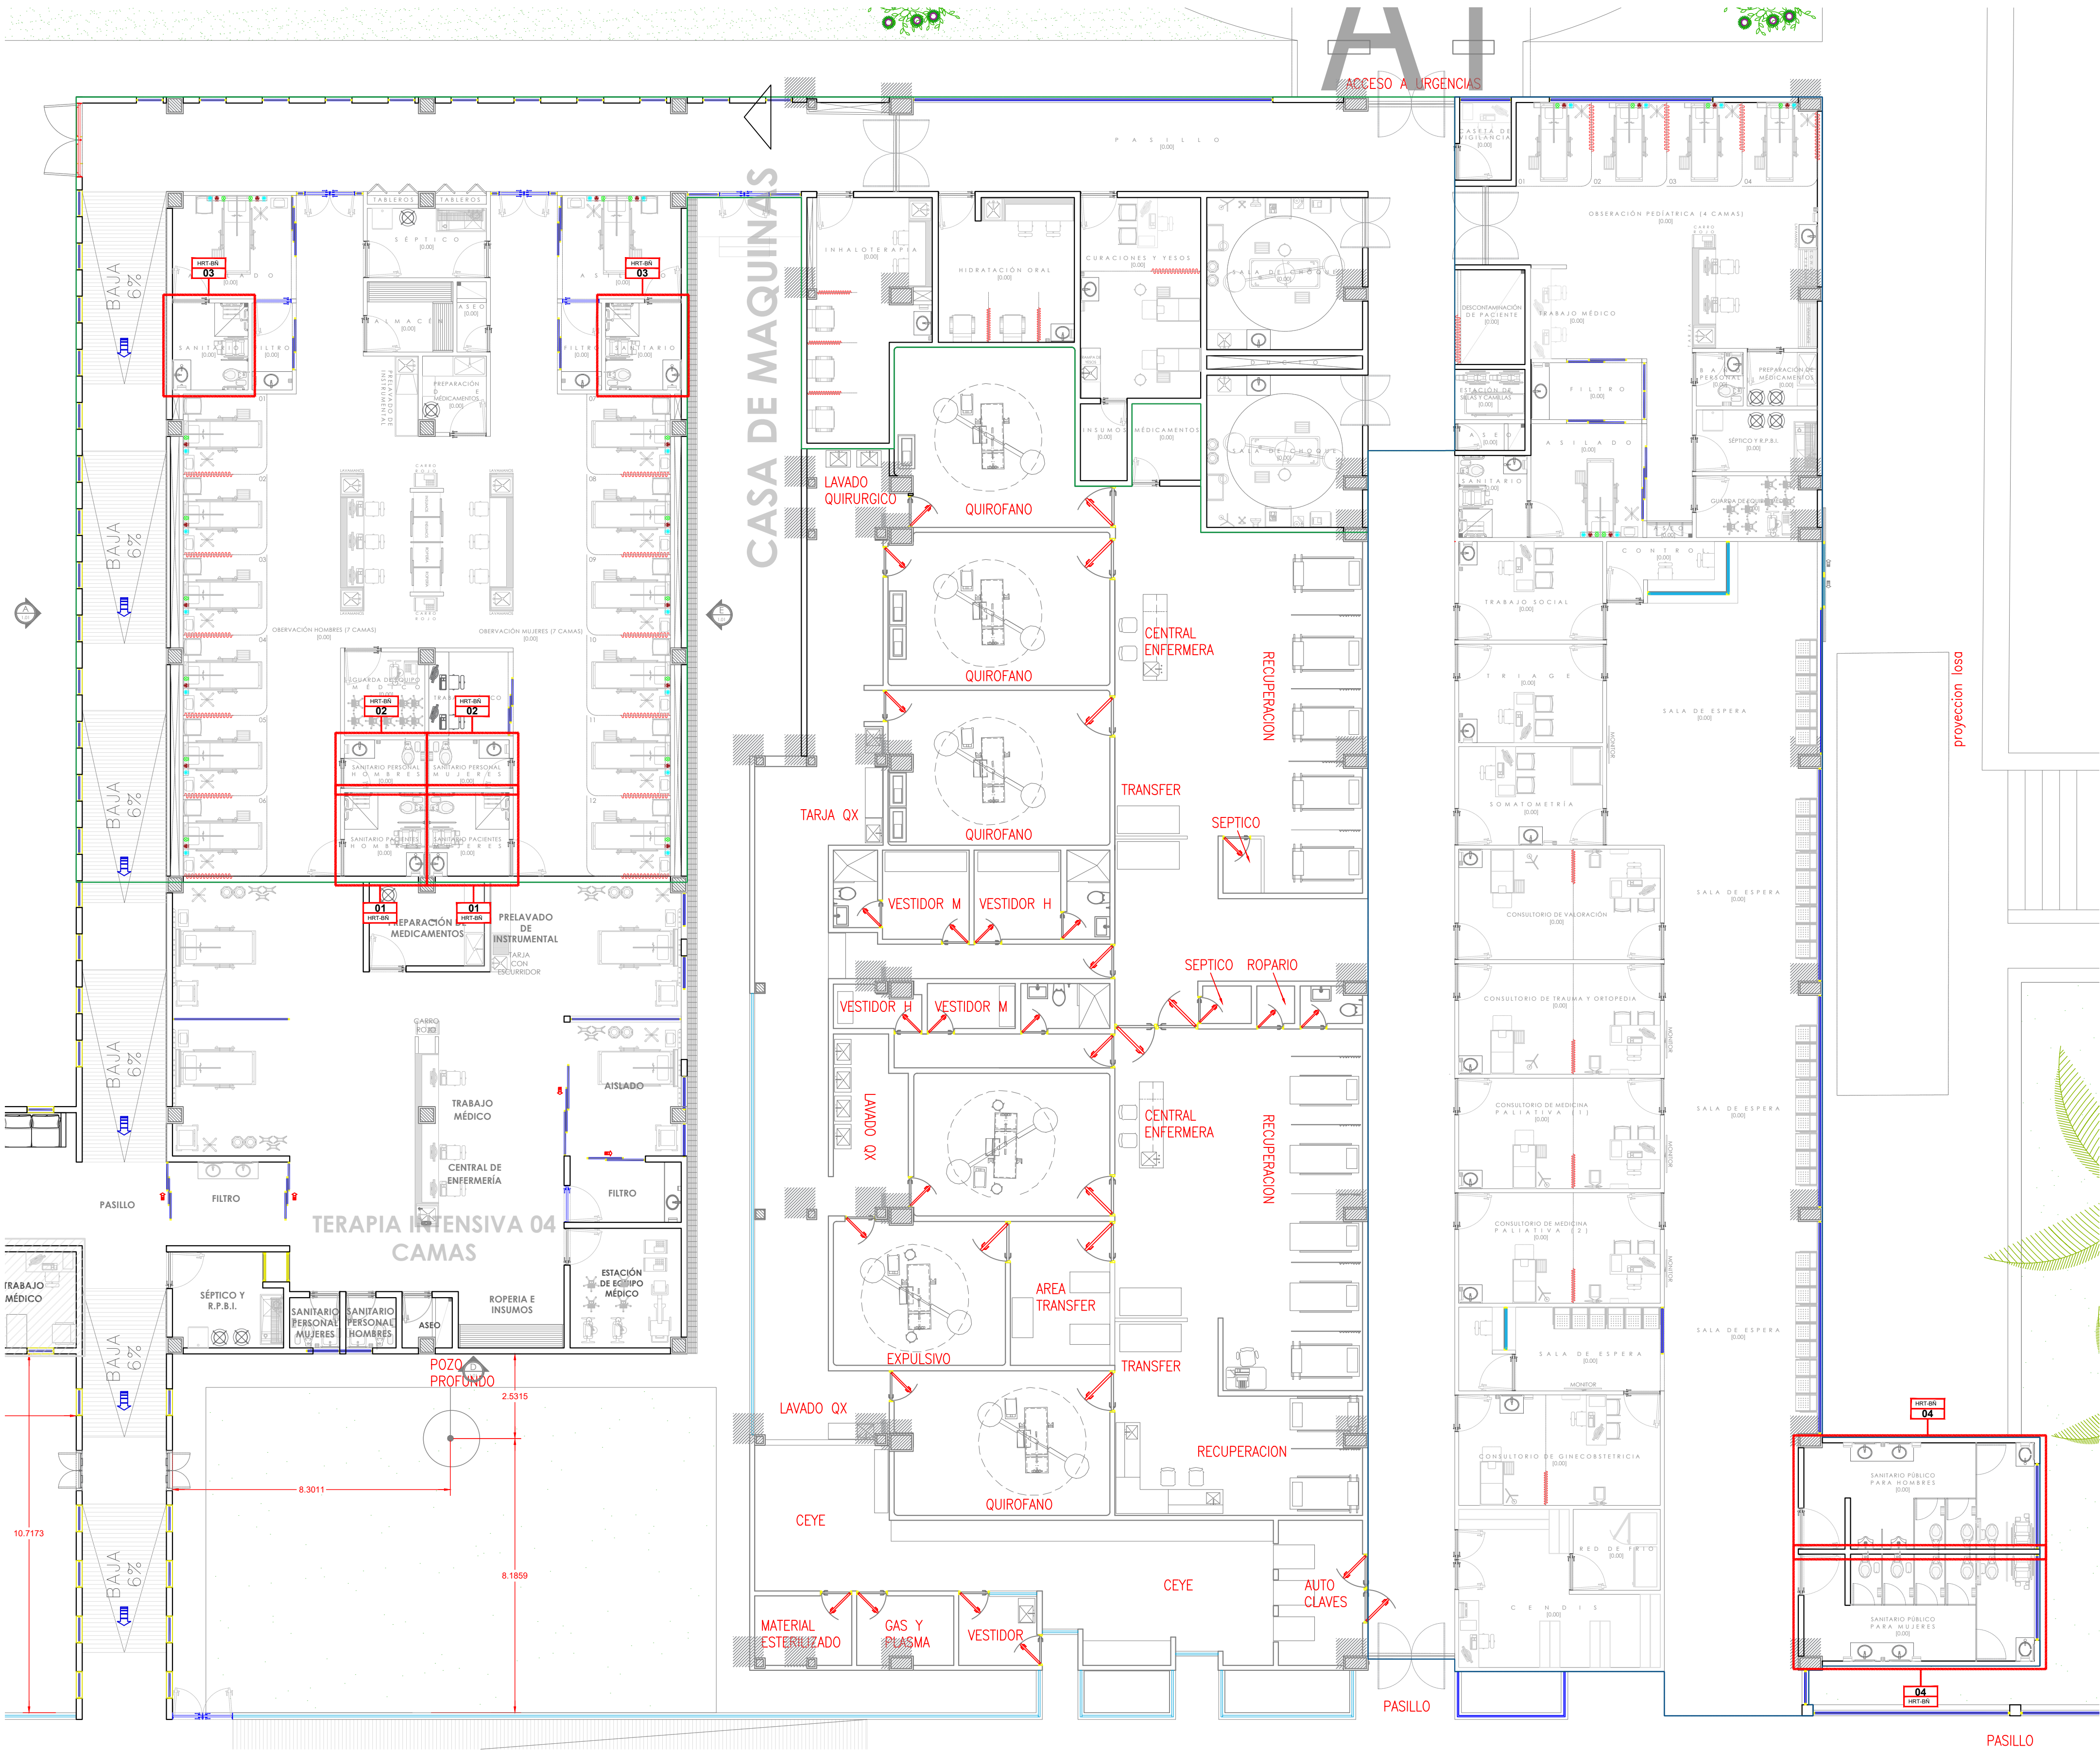


TABLA DE ACABADOS EN MUROS							
ACABADOS EN MUROS	CLAVE	MATERIAL BASE	ACABADO INICIAL	ACABADO FINAL	COLOR/MODELO	ESPOSOR DIMENSIÓN	OBSERVACIONES
M-4	4	MURO LADRILLO DE LAMA 7x14x28 cm O MURO DE CONCRETO O COLUMNA DE ACERO O MURO DE TABLAROCA SELLADO.	APLANADO ACABADO REPELADO EN MUROS DE TABICON DE CONCRETO O SIMILAR.	PORCELANATO RECTIFICADO COLOCADO A HUESO	INTERCERAMIC, MODELO AZULEJO SPA WHITE GLOSSY	0.30 X 0.60 M	EN OBRA VER MUESTRA Y COLOR

MOBILIARIO SANITARIO	
CODIGO	DESCRIPCIÓN
1	LAVAMANOS CON BASTIDOR DE HERRERIA DE 2X2 FORRADO CON SUPERFICIE SÓLIDA TIPO CORIAN
2	DISPENSADOR DE JABON FUTURA INOX. SATINADO MARCA JOFEL COD.AC54000
3	ESPEJO FLOTADO DE 0.60X0.80MTS
4	DISPENSADOR DE TOALLAS DE PAPEL ZIG ZAG MCA. JOFEL MOD. FUTURA AH25000
5	CESTO PARA PAPELES
6	TAZA INSTITUCIONAL MCA. AMERICAN STANDARD MOD. CONVENIENT CADETFLUX CON ASIENTO INCLUIDO Y FLUXOMETRO MCA. HELVEX MOD. 210-38 O SIMILAR
7	DISPENSADOR DE PAPEL EN ROLLO MCA. JOFEL MOD. FUTURA AE25000
8	JUEGO DE 2 BARRAS DE SEGURIDAD DE ACERO INOXIDABLE MCA. URREA VERTICAL 3350 + HORIZONZNTAL 3353
9	MAMPARA DIVISORIA MCA. FENOTEK LINEA F1 COLOR 949 WHITE Y HERRAJES DE ACERO INOXIDABLE COLOR BLANCO
10	MINGITORIO MCA. AMERICAN STANDARD MOD. NIAGARA II COLOR BLANCO Y FLUXOMETRO MCA. HELVEX MODELO 210-38 O SIMILAR
11	BARRA DE SEGURIDAD FORT DESLIZABLE PARA SANITARIO DE ACERO INOXIDABLE. LONGITUD 660MM MARCA URREA
12	CAMBIAPAÑALES HORIZONTAL PARA BEBES DE POLIPROPENO DE ALTA DENSIDAD PLEGABLE. DIMENSIONES DE 40X45X87CM
13	REGADERA MARCA URREA MOD. 3011B REGADERA REDONDA DE LED HALUX Y JUEGO DE MANERALES GRANDES UIA MOD. CL O SIMILAR.
14	JUEGO DE 2 BARRAS HORIZONTALES DE SEGURIDAD DE ACERO INOX. MCA.URREA. MOD. 3353
15	BANCA VESTIDOR PARA REGADERAS
16	LOKER MARCA FENOTEK EN CONFIGURACION DE 4 MÓDULOS CON 3 PUERTAS CADA UNO (4X3). ELABORADO EN COMPACTO FENÓICO DE 12.7 MM DE ESPESOR (HPL) EN COLOR BLANCO
17	JABONERA DE EMPOTRAR NEO EN REGADERA MCA.URREA
18	GANCHOS PERCHERO SENCILLO. ACABADO EN CROMO MODELO ACR.06 MARCA URREA
19	BARRA DE APOYO PARA MINGITORIO SANILOCK. MODELO 7384-0

ACABADOS EN PISOS	
SIMBOLOGÍA	DESCRIPCIÓN
P-REC	PORCELANATO RECTIFICADO COLOCADO A HUESO. MARCA INTERCERAMIC, MODELO STONEWALK, FORMATO 60X60CM, COLOR MARFIL ANTIDERRAPANTE. INCLUYE ZOCCO DEL MISMO MATERIAL EN TIRAS DE 60X10CM
P-RE	RECUBRIMIENTO EPOXICO MARCA ECRETE EP FLOORING COLOR IGUALADO AL PISO DEL ÁREA MÁS CERCANA, APLICADO SOBRE PISO ACABADO PULIDO. CONTEMPLAR CENEFA DE 0.30MTS DE ANCHO.



JALISCO
GOBIERNO DEL ESTADO



NOTAS:

VALIDACIÓN TÉCNICA

Dr. Héctor Raúl Pérez Gómez
Secretario de Salud Jalisco

Dr. Héctor Hugo Bravo Hernández
Director General del OPD Servicios de Salud Jalisco

Dr. Manuel Alejandro Barajas Zambrano
Subdirector General Médico del OPD Servicios de Salud Jalisco

Dr. Sergio Quintero Luce
Coordinador de Salud Municipal de Secretaría de Salud Jalisco

AUTORIZACIÓN:

Ing. David Miguel Zamora Bueno
Secretario de Infraestructura y Obra Pública del Estado de Jalisco

Mtro. Joel Iván Zúñiga Gosálvez
Director General de Proyectos de Ingeniería

DATOS GENERALES

Localización: Calle Amado Nervo #1025, La Gloria, C.P. 47670, Tepatlán de Morelos.

Municipio: Tepatlán de Morelos, Jal.

PROYECTO:

REHABILITACIÓN DEL ÁREA DE CONSULTA DE URGENCIAS Y CIRCULACIONES EN EL HOSPITAL REGIONAL DE TEPATTLÁN DE MORELOS, EN EL MUNICIPIO DE TEPATTLÁN DE MORELOS, JALISCO.

CONTENIDO:

DETALLES SANITARIOS

ESCALA: 1:250

FECHA: SEPTIEMBRE 2026

CLAVE DE PLANO: DETSAN-01

HOSPITAL REGIONAL TEPATTLÁN DE MORELOS SIOP-E-SMAFDR-OB-LP-0770-2026



Infraestructura
y Obra Pública








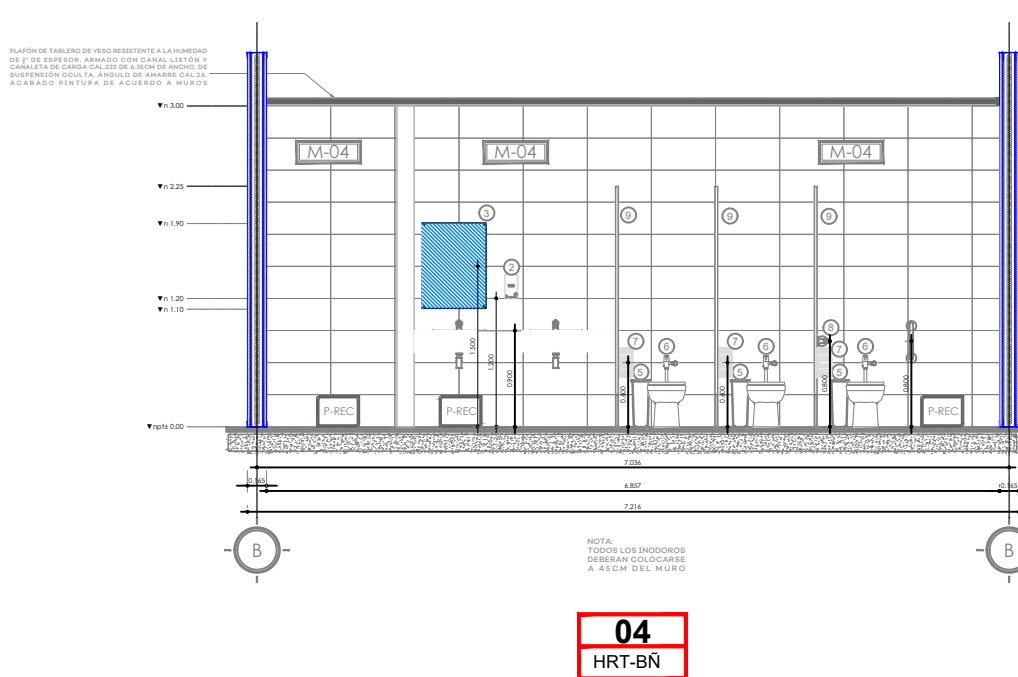


TABLA DE ACABADOS EN MUROS						
ACABADOS EN MUROS	CLAVE	MATERIAL BASE	ACABADO INICIAL	ACABADO FINAL	COLOR/MODELO	ESPESOR DIMENSIÓN OBSERVACIONES
	M-4	MURO LADRILLO DE LAMA 7x14x28 cm Ó MURO DE CONCRETO Ó COLUMNA DE ACERO Ó MURO DE TABLAROCA SELLADO.	APLANADO ACABADO REPELLADO EN MUROS DE TABICON DE CONCRETO Ó SIMILAR.	PORCELANATO RECTIFICADO COLOCADO A HUESO.	INTERCERAMIC, MODELO AZULEJO SPA WHITE GLOSSY	0.30 X 0.60 M EN OBRA VER MUESTRA Y COLOR

ACABADOS EN PISOS	
SIMBOLOGÍA	DESCRIPCIÓN
P-REC	PORCELANATO RECTIFICADO COLOCADO A HUESO, MARCA INTERCERAMIC, MODELO STONEWALK, FORMATO 60X60CM, COLOR MARFIL ANTIDERRAPANTE, INCLUYE ZOCLO DEL MISMO MATERIAL EN TIRAS DE 60X10CM
P-RE	RECUBRIMIENTO EPOXICO MARCA ECRETE EP FLOORING COLOR IGUALADO AL PISO DEL ÁREA MÁS CERCANA, APLICADO SOBRE PISO ACABADO PULIDO. CONTEMPLAR CENEFA DE 0.30MTS DE ANCHO.

MOBILIARIO SANITARIO	
CODIGO	DESCRIPCIÓN
1	LAVAMANOS CON BASTIDOR DE HERRERIA DE 2X2" FORRADO CON SUPERFICIE SÓLIDA TIPO CORIAN
2	DISPENSADOR DE JABON FUTURA INOX. SATINADO MARCA JOFEL COD.AC54000
3	ESPEJO FLOTADO DE 0.60X0.80MTS
4	DISPENSADOR DE TOALLAS DE PAPEL ZIG ZAG MCA. JOFEL MOD. FUTURA AH25000
5	CESTO PARA PAPELES
6	TAZA INSTITUCIONAL MCA. AMERICAN STANDARD MOD. CONVENIENT CADETFLUX CON ASIENTO INCLUIDO Y FLUXOMETRO MCA. HELVEX MOD. 210-38 O SIMILAR
7	DISPENSADOR DE PAPEL EN ROLLO MCA. JOFEL MOD. FUTURA AE25000
8	JUEGO DE 2 BARRAS DE SEGURIDAD DE ACERO INOXIDABLE MCA. URREA VERTICAL 3350 + HORIZONTAL 3353
9	MAMPARA DIVISORIA MCA. FENOTEK LINEA FI COLOR 949 WHITE Y HERRAJES DE ACERO INOXIDABLE COLOR BLANCO
10	MINGITORIO MCA. AMERICAN STANDARD MOD. NIAGARA II COLOR BLANCO Y FLUXOMETRO MCA. HELVEX MODELO 210-38 O SIMILAR
11	BARRA DE SEGURIDAD FORT DESLIZABLE PARA SANITARIO DE ACERO INOXIDABLE, LONGITUD 660MM MARCA URREA
12	CAMBIAPAÑALES HORIZONTAL PARA BEBES DE POLIPROPENO DE ALTA DENSIDAD PLEGABLE, DIMENSIONES DE 40X45X87CM
13	REGADERA MARCA URREA MOD. 3011B REGADERA REDONDA DE LED HALUX Y JUEGO DE MANERALES GRANDES LIA MOD. CL O SIMILAR.
14	JUEGO DE 2 BARRAS HORIZONTALES DE SEGURIDAD DE ACERO INOX. MCA.URREA, MOD. 3353
15	BANCA VESTIDOR PARA REGADERAS
16	LOKER MARCA FENOTEK EN CONFIGURACION DE 4 MÓDULOS CON 3 PUERTAS CADA UNO (4X3), ELABORADO EN COMPACTO FENÓICO DE 12.7 MM DE ESPESOR (HPL) EN COLOR BLANCO
17	JABONERA DE EMPOTRAR NEO EN REGADERA MCA.URREA
18	GANCHO PERCHERO SENCILLO, ACABADO EN CROMO MODELO ACR.06 MARCA URREA
19	BARRA DE APOYO PARA MINGITORIO SANILOCK, MODELO 7384-0

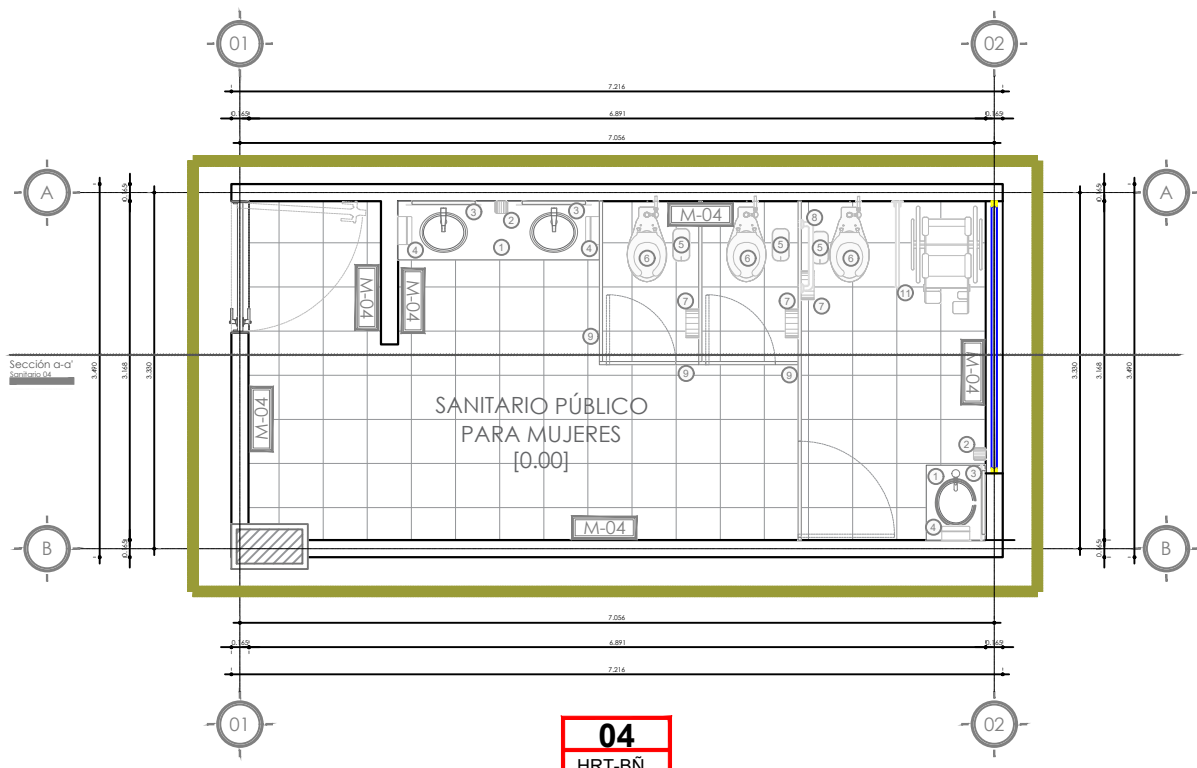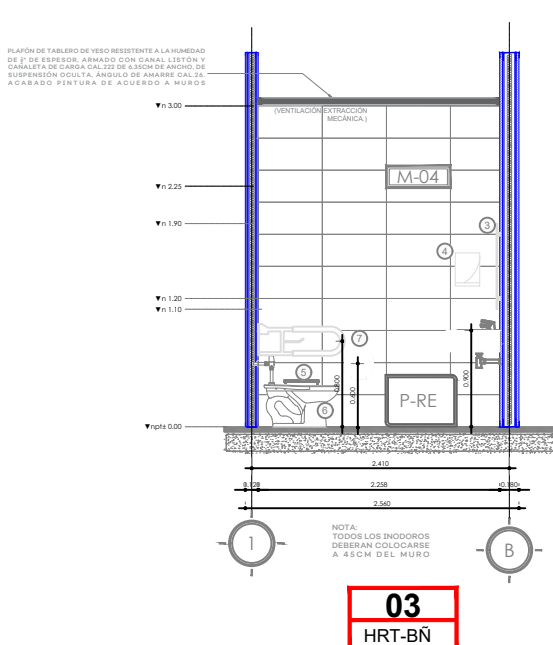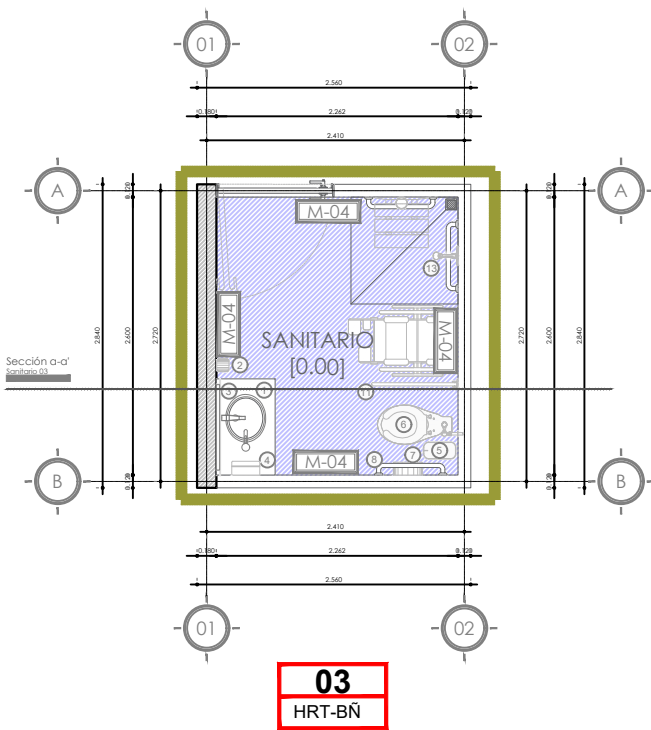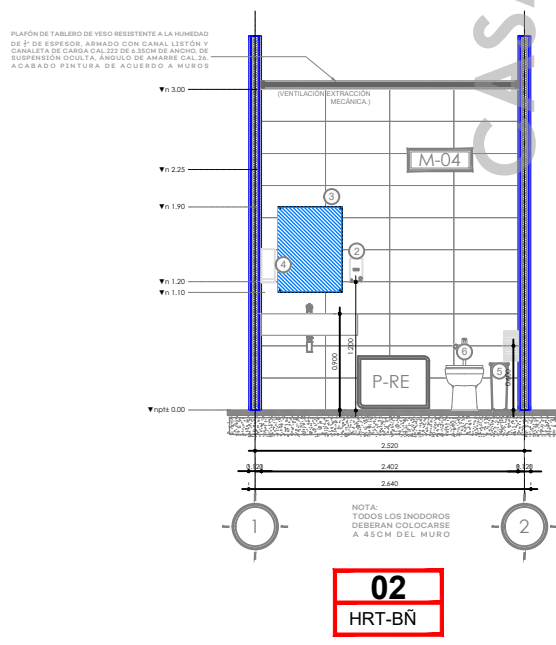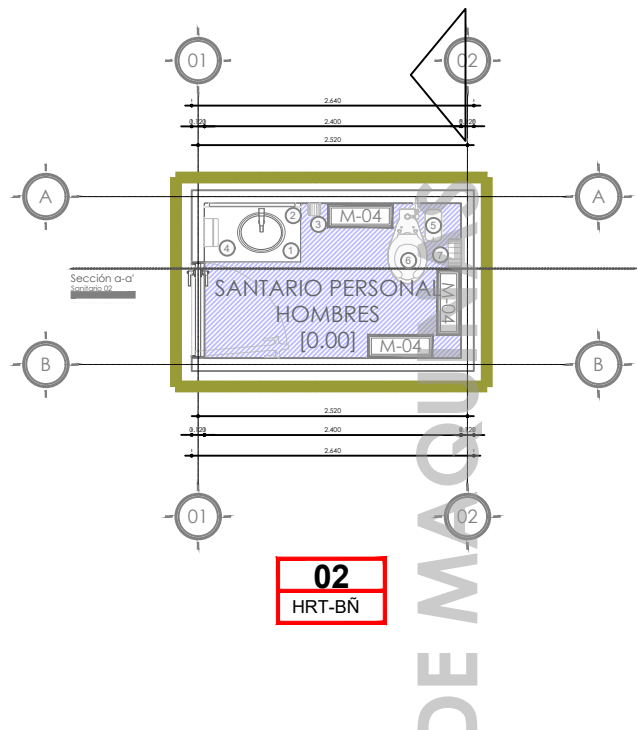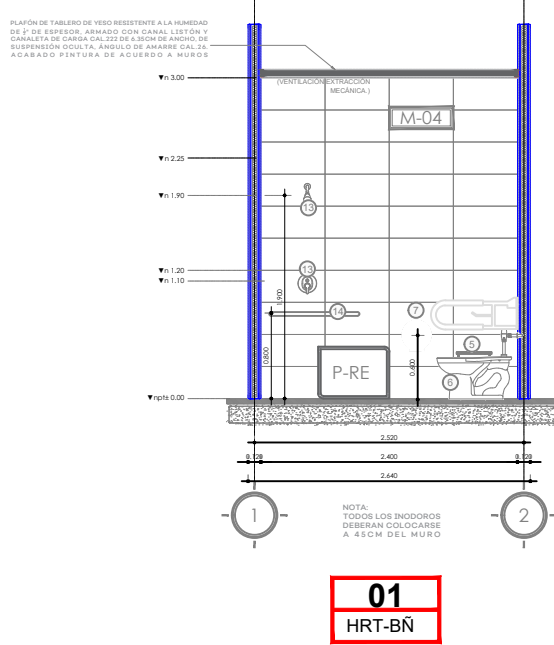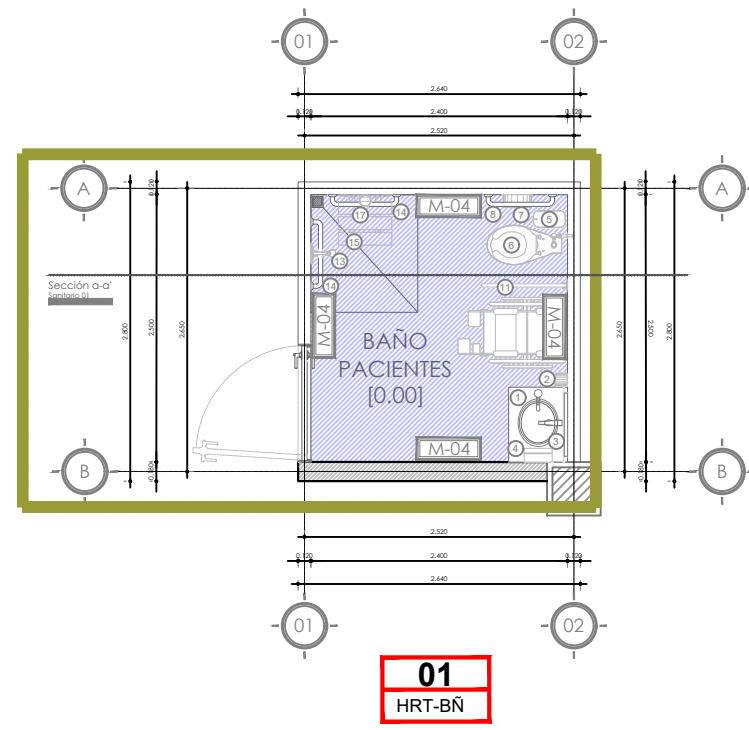

NOTAS:

HOSPITAL REGIONAL TEPATITLÁN DE MORELOS SIOP-E-SMAFDR-OB-LP-0770-2026

VALIDACIÓN TÉCNICA

Dr. Héctor Raúl Pérez Gómez Secretario de Salud Jalisco
Dr. Héctor Hugo Bravo Hernández Director General del OPD Servicios de Salud Jalisco
Dr. Manuel Alejandro Barajas Zambrano Subdirector General Médico del OPD Servicios de Salud Jalisco
Dr. Sergio Quintero Luce Coordinador de Salud Municipal de Secretaría de Salud Jalisco

AUTORIZACIÓN:
Ing. David Miguel Zamora Bueno Secretario de Infraestructura y Obra Publica del Estado de Jalisco
Mtro. Joel Iván Zúñiga Gosálvez Director General de Proyectos de Ingeniería

DATOS GENERALES
Localización: Calle Amado Nervo #1025, La Gloria, C.P. 47670, Tepatitlán de Morelos.
Municipio: Tepatitlán de Morelos, Jal.

PROYECTO:
REHABILITACIÓN DEL ÁREA DE CONSULTA DE URGENCIAS Y CIRCULACIONES EN EL HOSPITAL REGIONAL DE TEPATITLÁN DE MORELOS, EN EL MUNICIPIO DE TEPATITLÁN DE MORELOS, JALISCO.


CONTENIDO:
DETALLES SANITARIOS

ESCALA:	FECHA:	CLAVE DE PLANO:
1:250	SEPTIEMBRE 2026	DETSAN-02



[illegible][illegible]


OBSERVACIÓN

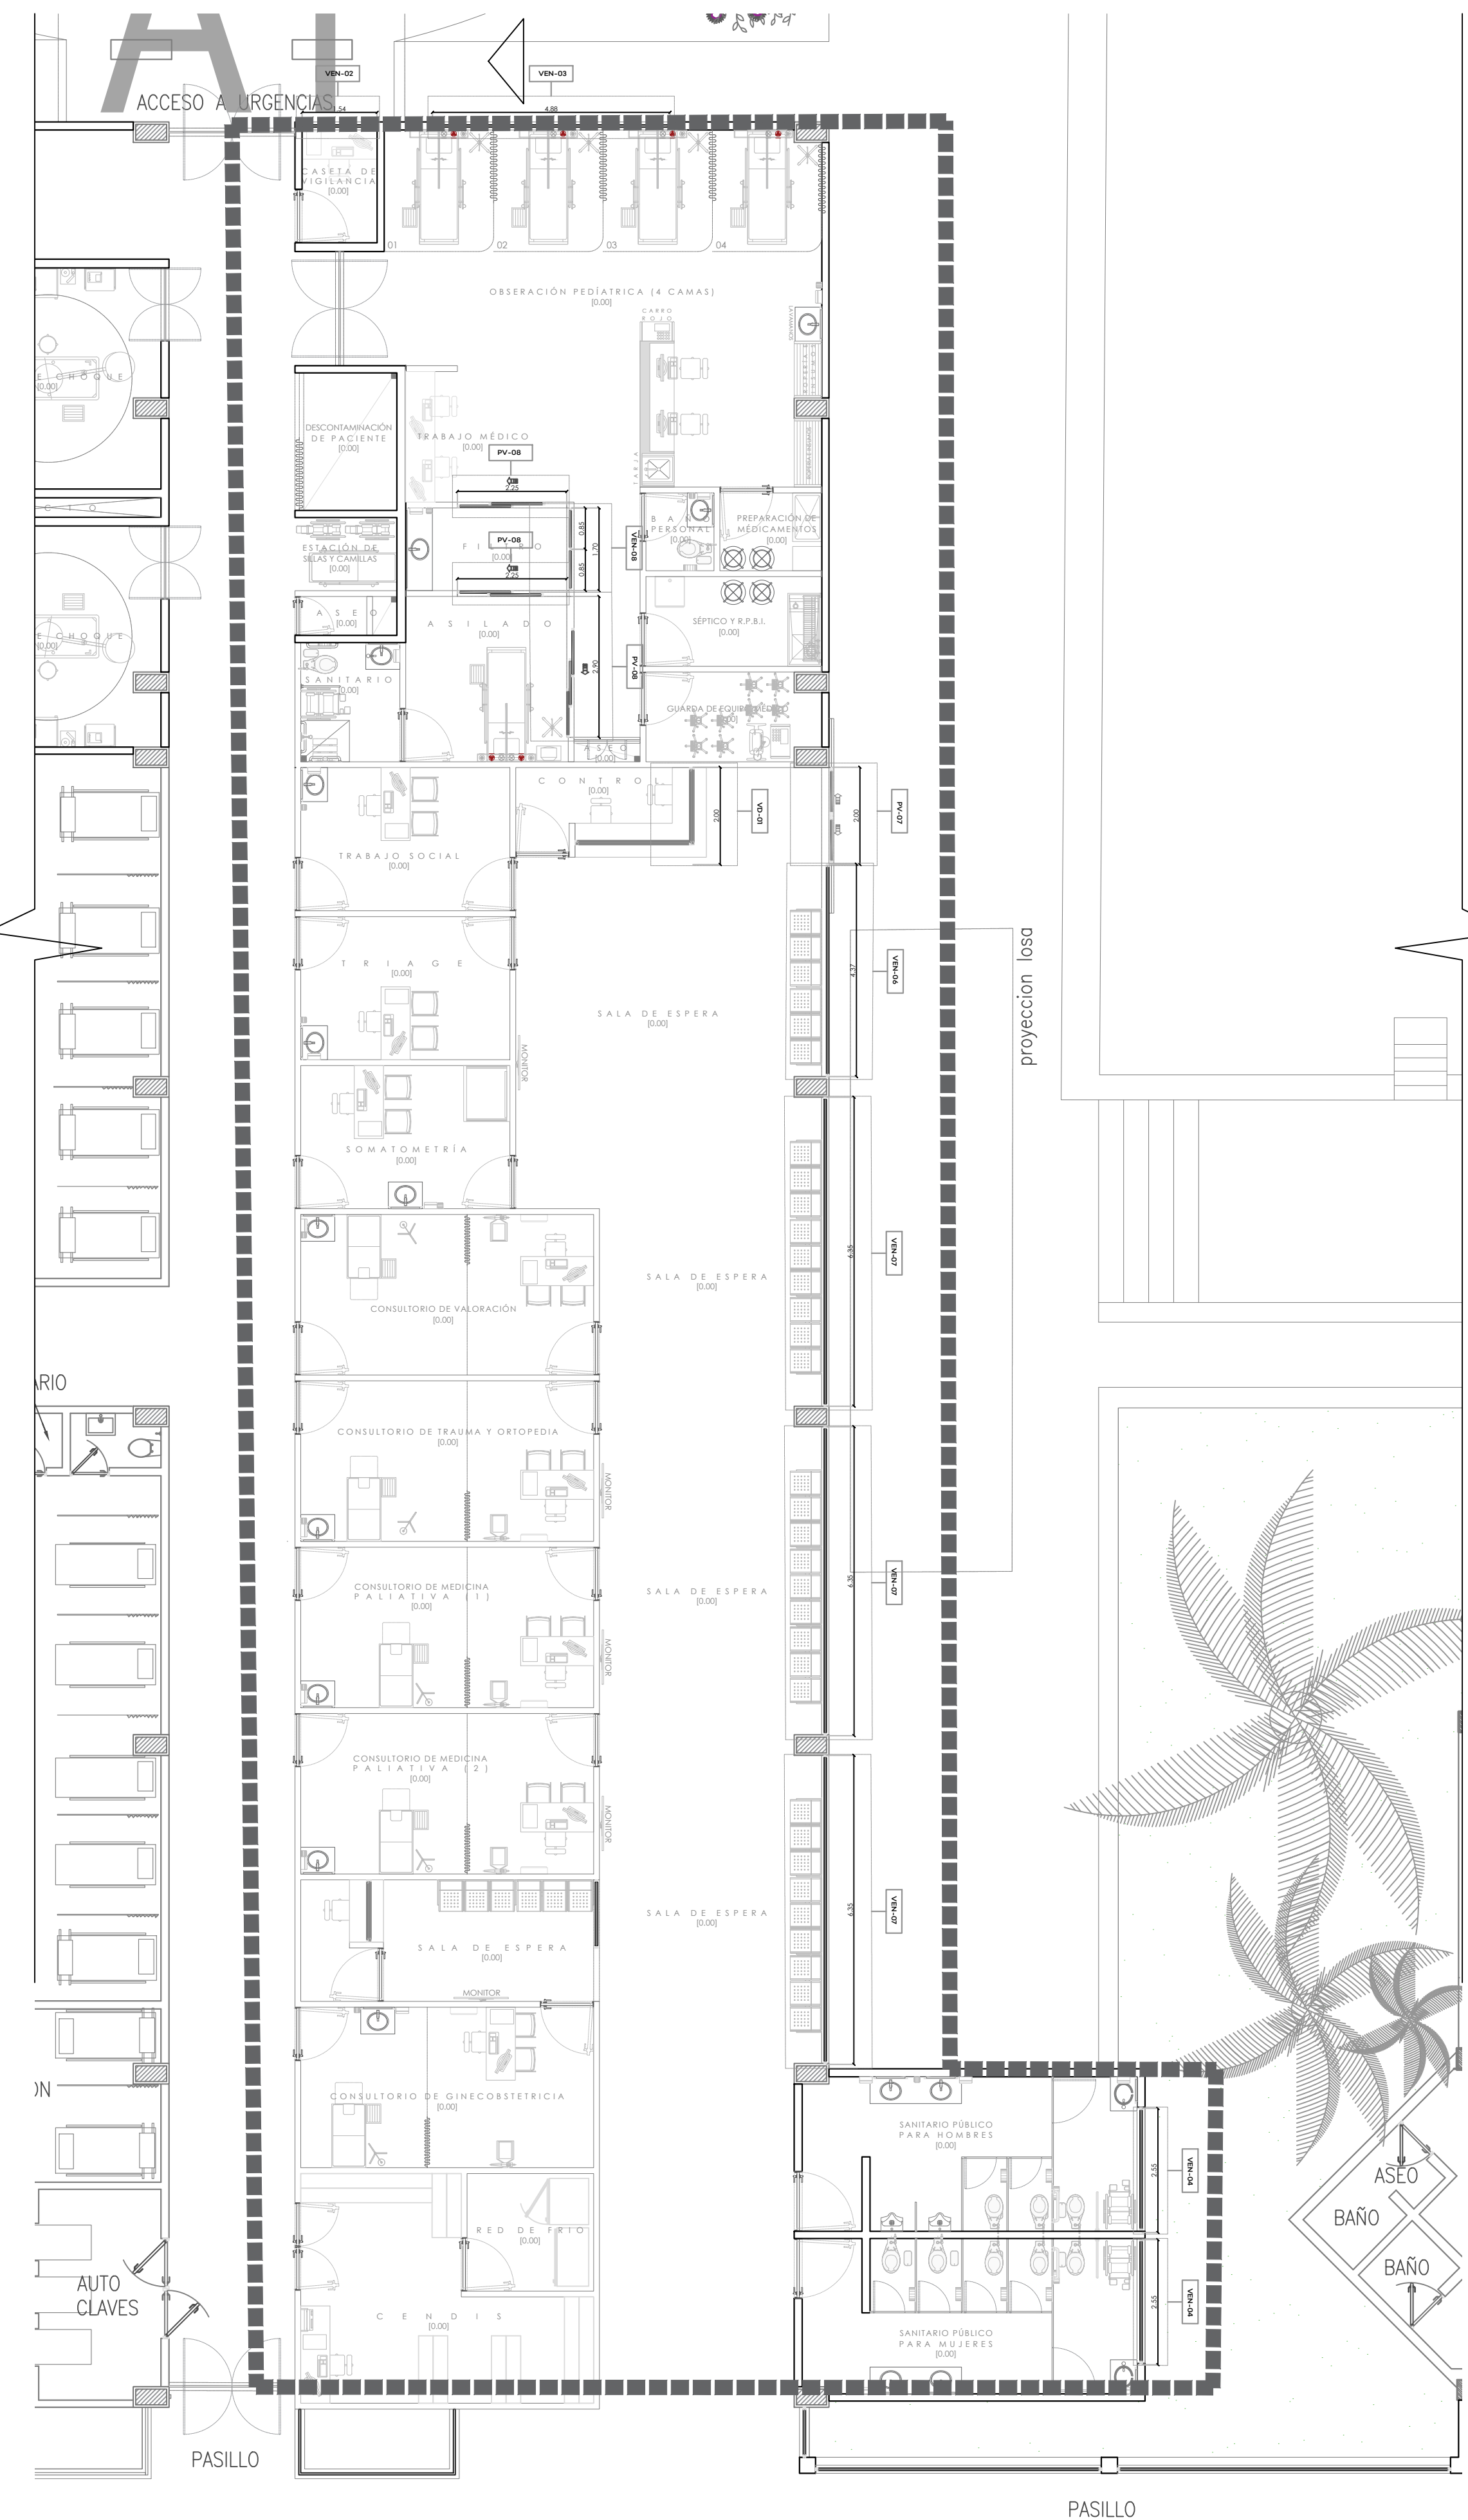


01

HOSPITAL REGIONAL DE TEPATITLÁN (TERAPIA INTENSIVA Y URGENCIAS)
ESCALA 1:100


PV Puerta Ventana

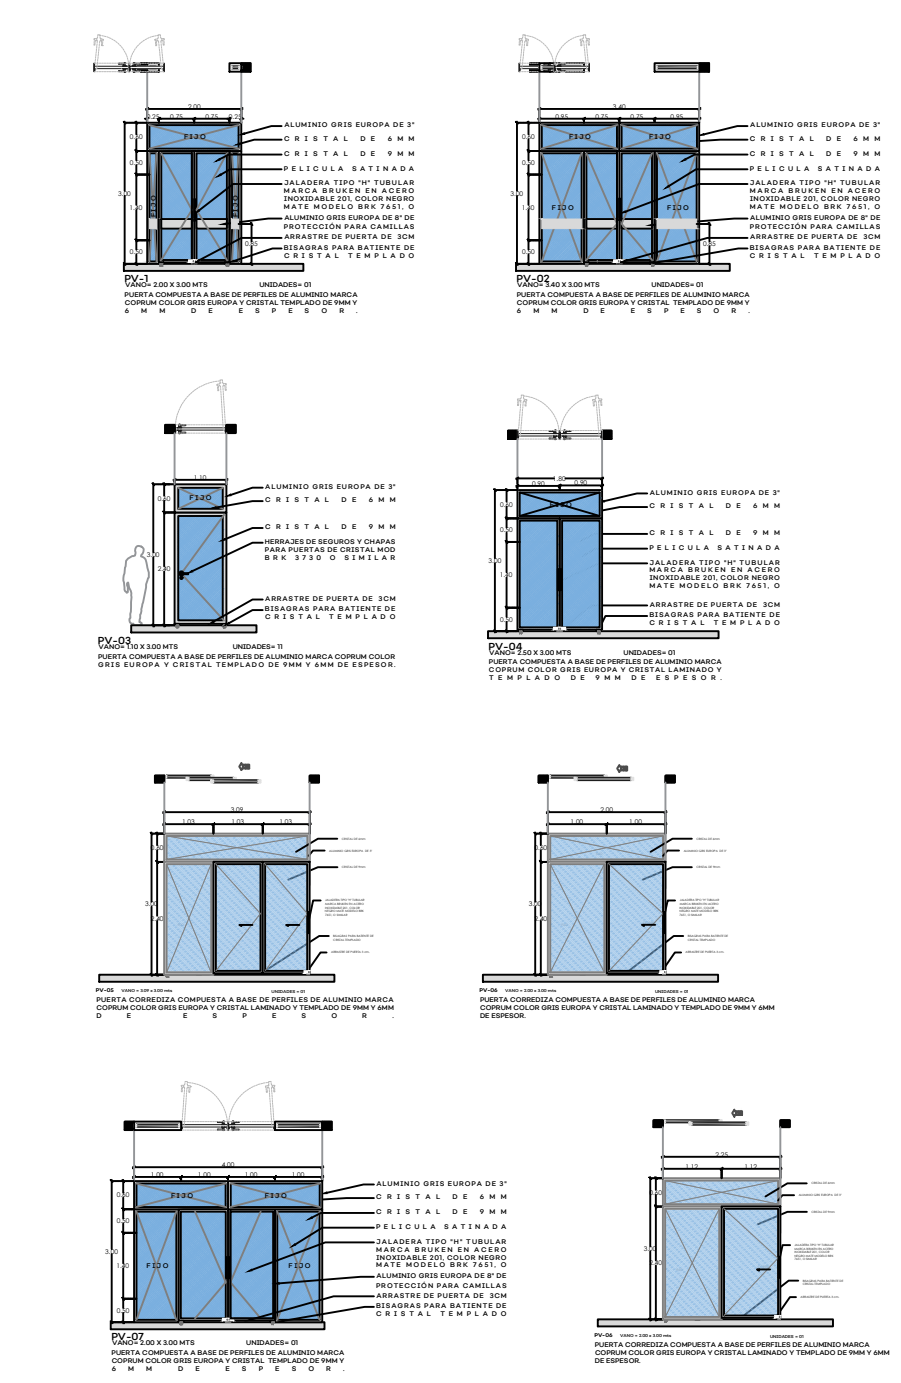


VEN Ventana

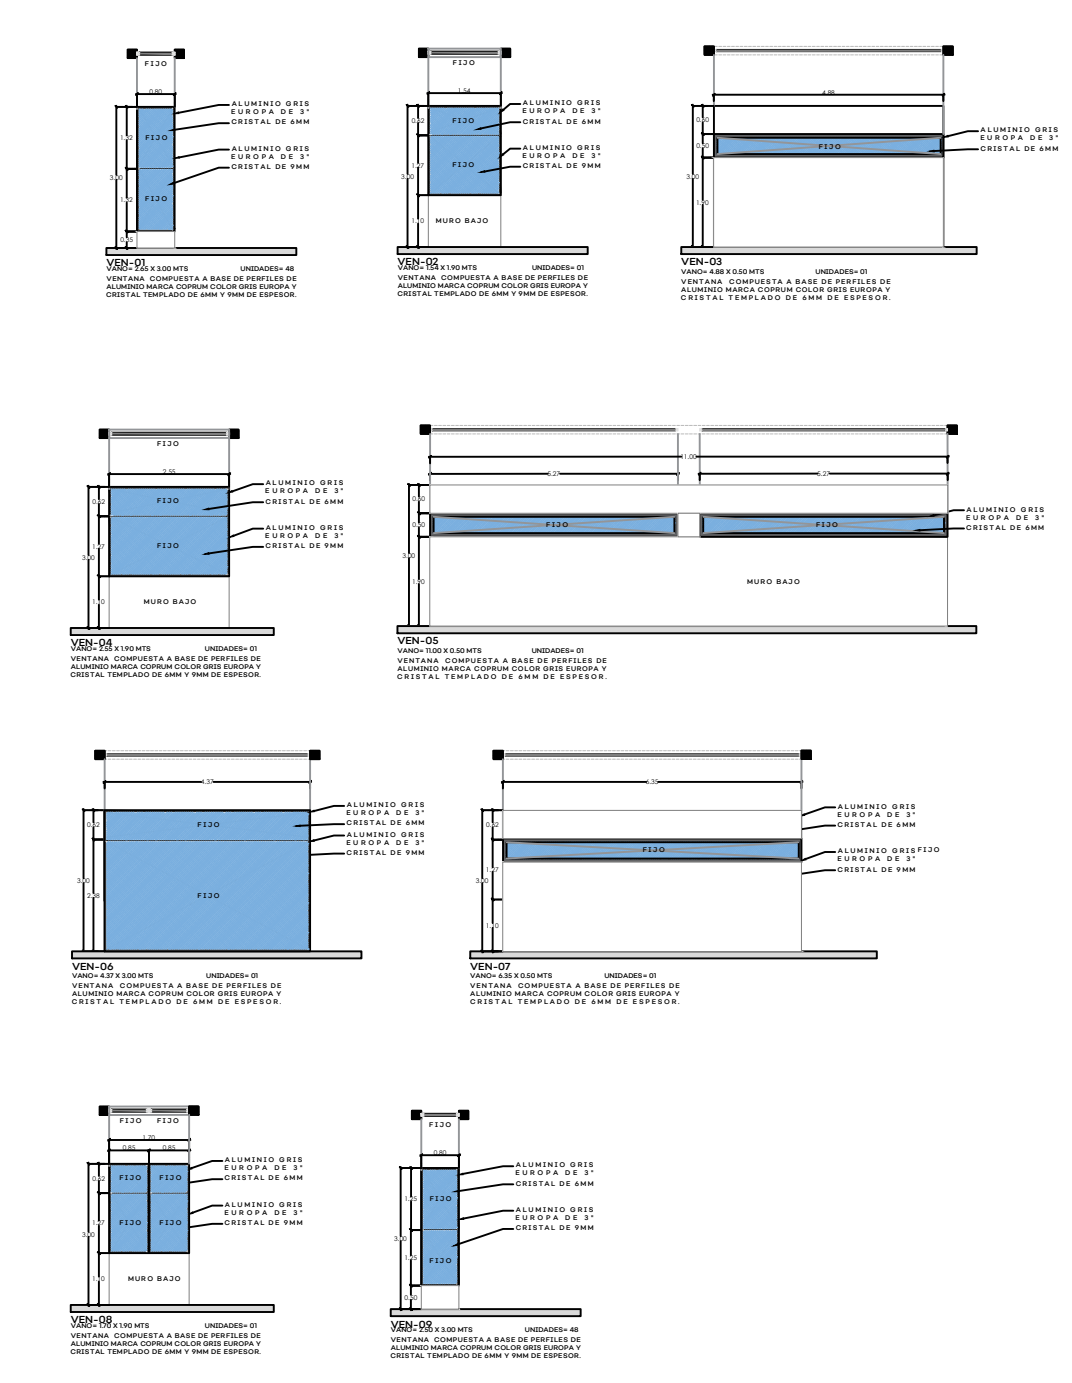

VD Ventanas de atención

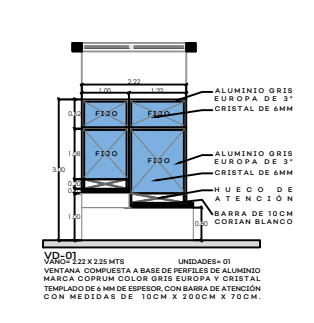

QUIROFANOS

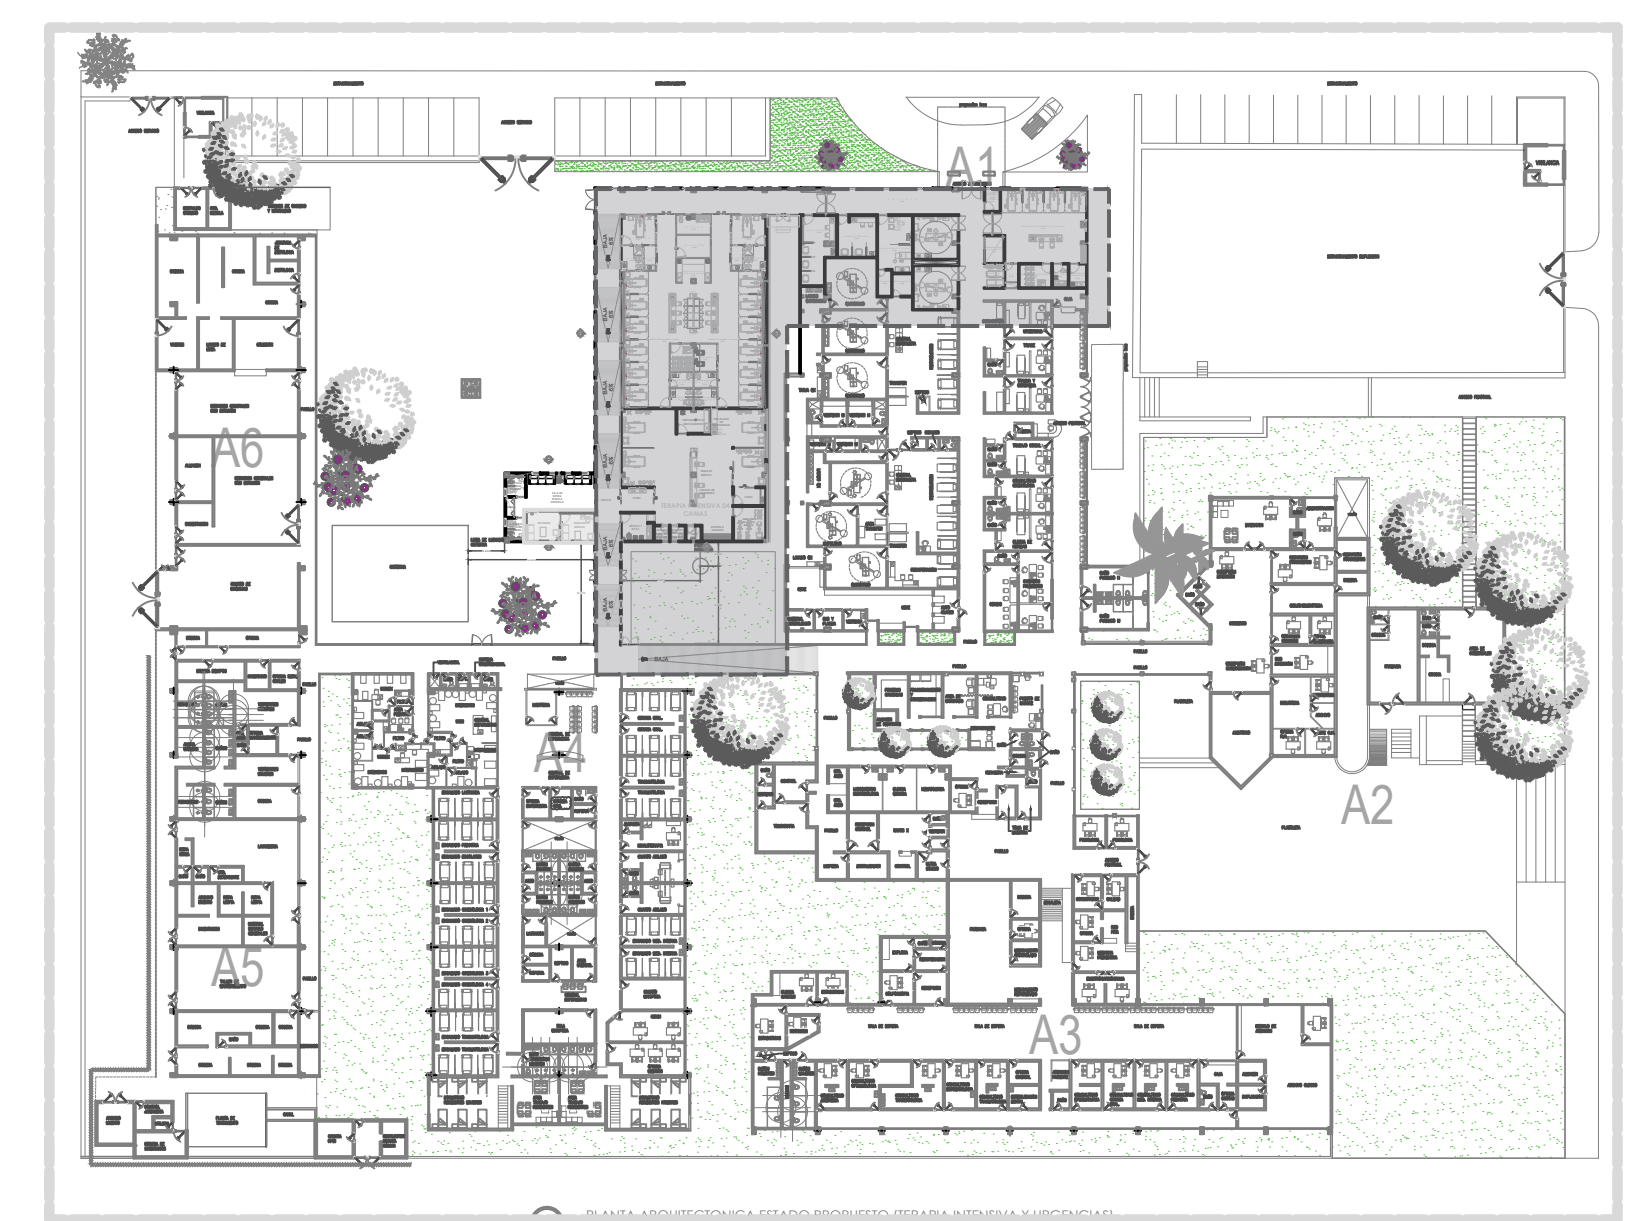

02

HOSPITAL REGIONAL DE TEPATITLÁN
ESCALA 1:600



NOTAS:

VALIDACIÓN TÉCNICA

Dr. Héctor Raúl Pérez Gómez
Secretario de Salud Jalisco

Dr. Héctor Hugo Bravo Hernández
Director General del OPD Servicios de Salud Jalisco

Dr. Manuel Alejandro Barajas Zambrano
Subdirector General Médico del OPD Servicios de Salud Jalisco

Dr. Sergio Quintero Luce
Coordinador de Salud Municipal de Secretaría de Salud Jalisco

AUTORIZACIÓN:

Ing. David Miguel Zamora Bueno
Secretario de Infraestructura y Obra Pública del Estado de Jalisco

Mtro. Joel Iván Zúñiga Gosálvez
Director General de Proyectos de Ingeniería

DATOS GENERALES

Localización: Calle Amado Nervo #1025, La Gloria, C.P. 47670, Tepatlán de Morelos.

Municipio: Tepatlán de Morelos, Jal.

PROYECTO:

REHABILITACIÓN DEL ÁREA DE CONSULTA DE URGENCIAS Y CIRCULACIONES EN EL HOSPITAL REGIONAL DE TEPATITLÁN DE MORELOS, EN EL MUNICIPIO DE TEPATITLÁN DE MORELOS, JALISCO.

CONTENIDO:

ALUMINIO Y CRISTALES





ESCALA: 1250

FECHA: SEPTIEMBRE 2026

CLAVE DE PLANO: VEN-02




HOSPITAL REGIONAL TEPATITLÁN DE MORELOS SIOP-E-SMAFDR-OB-LP-0770-2026

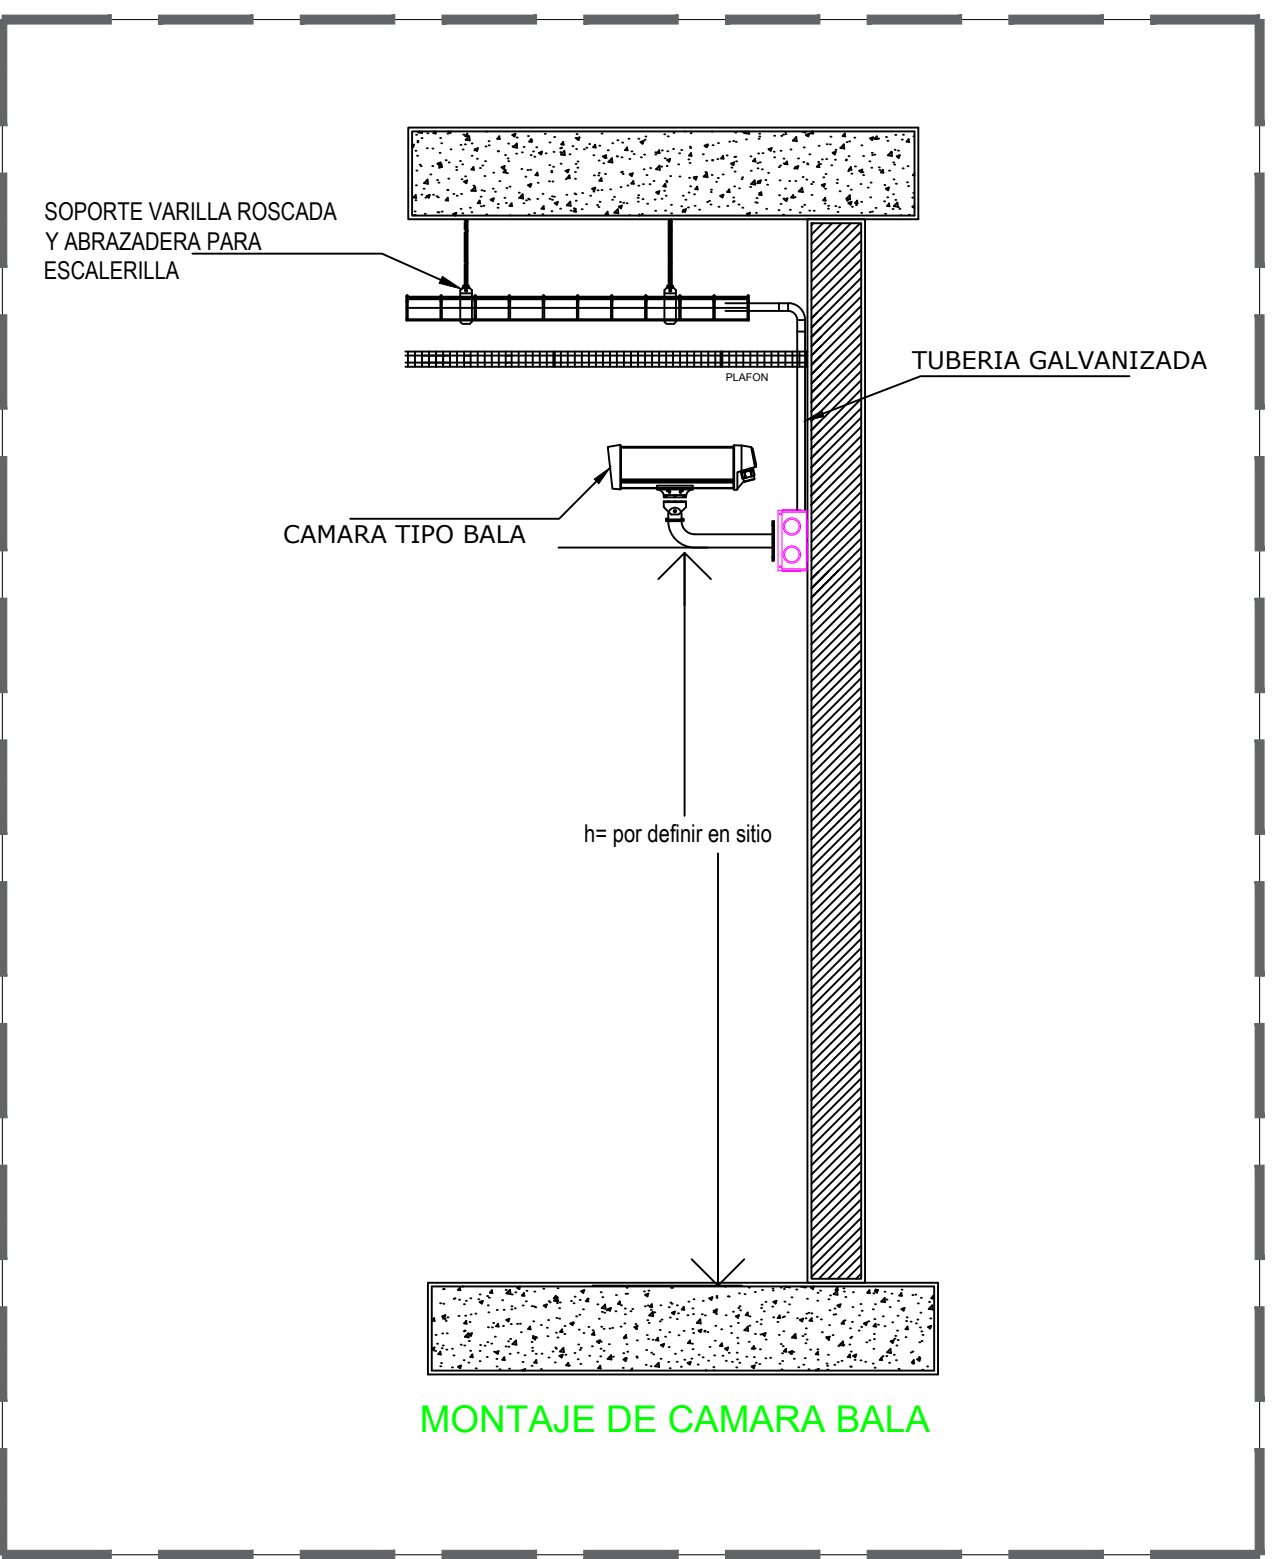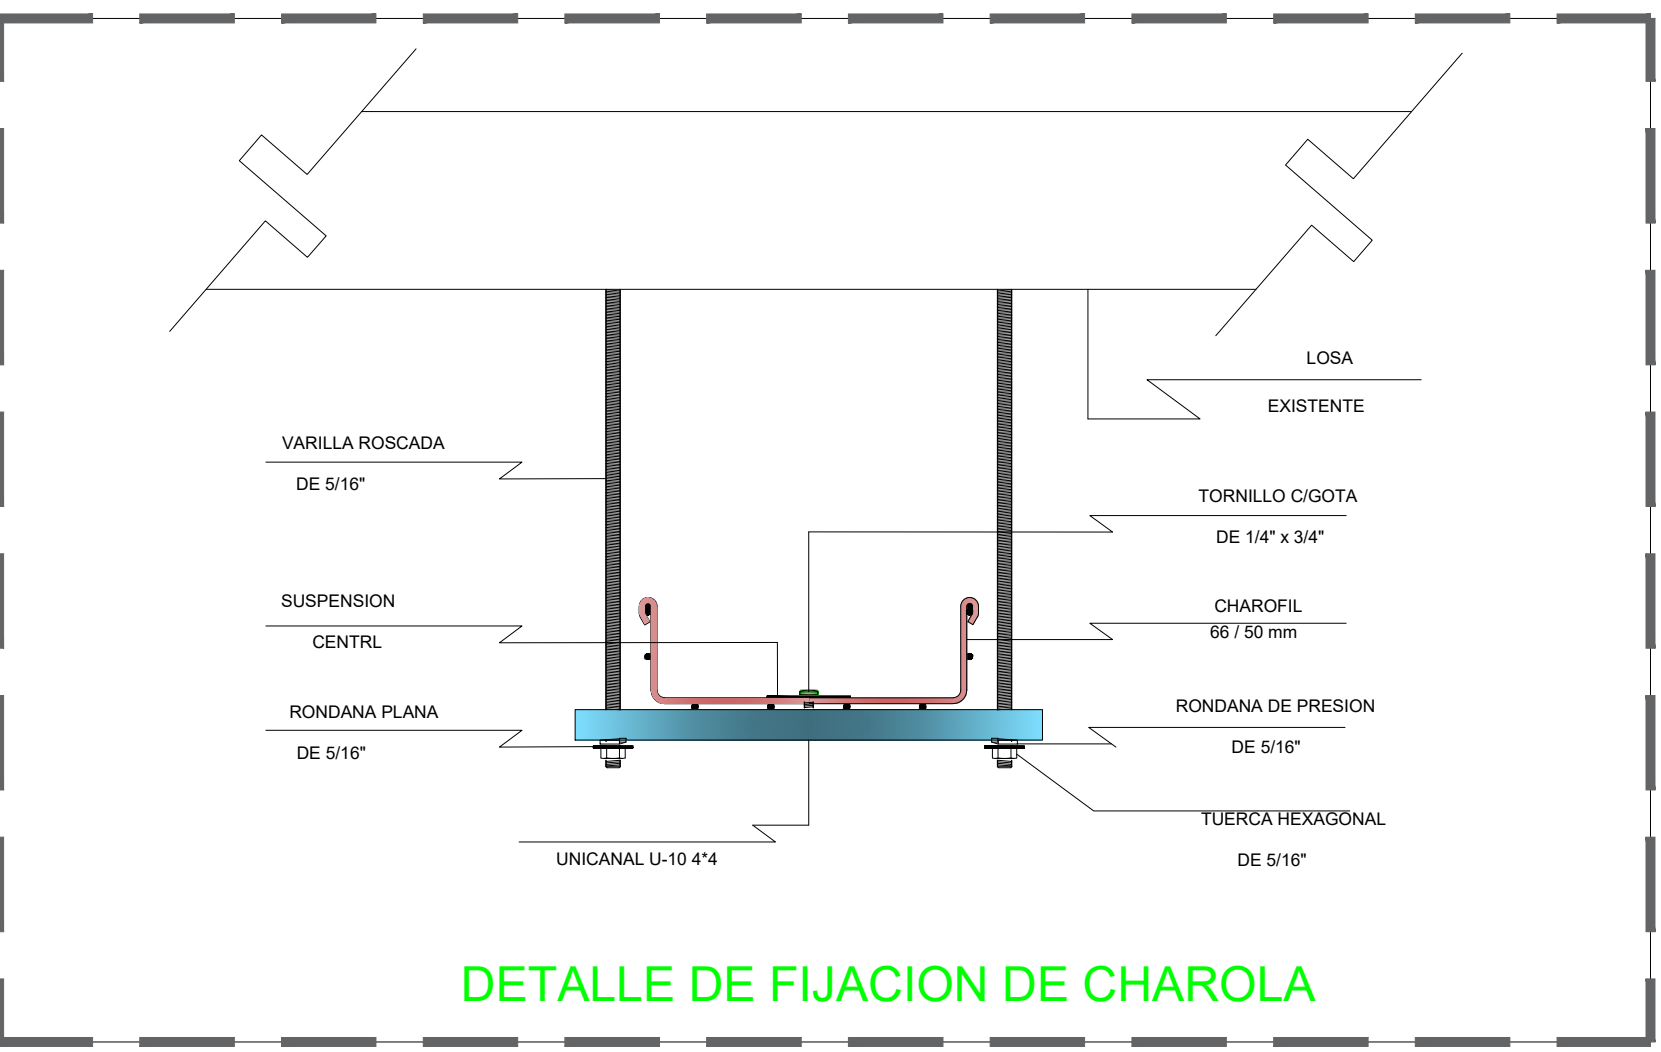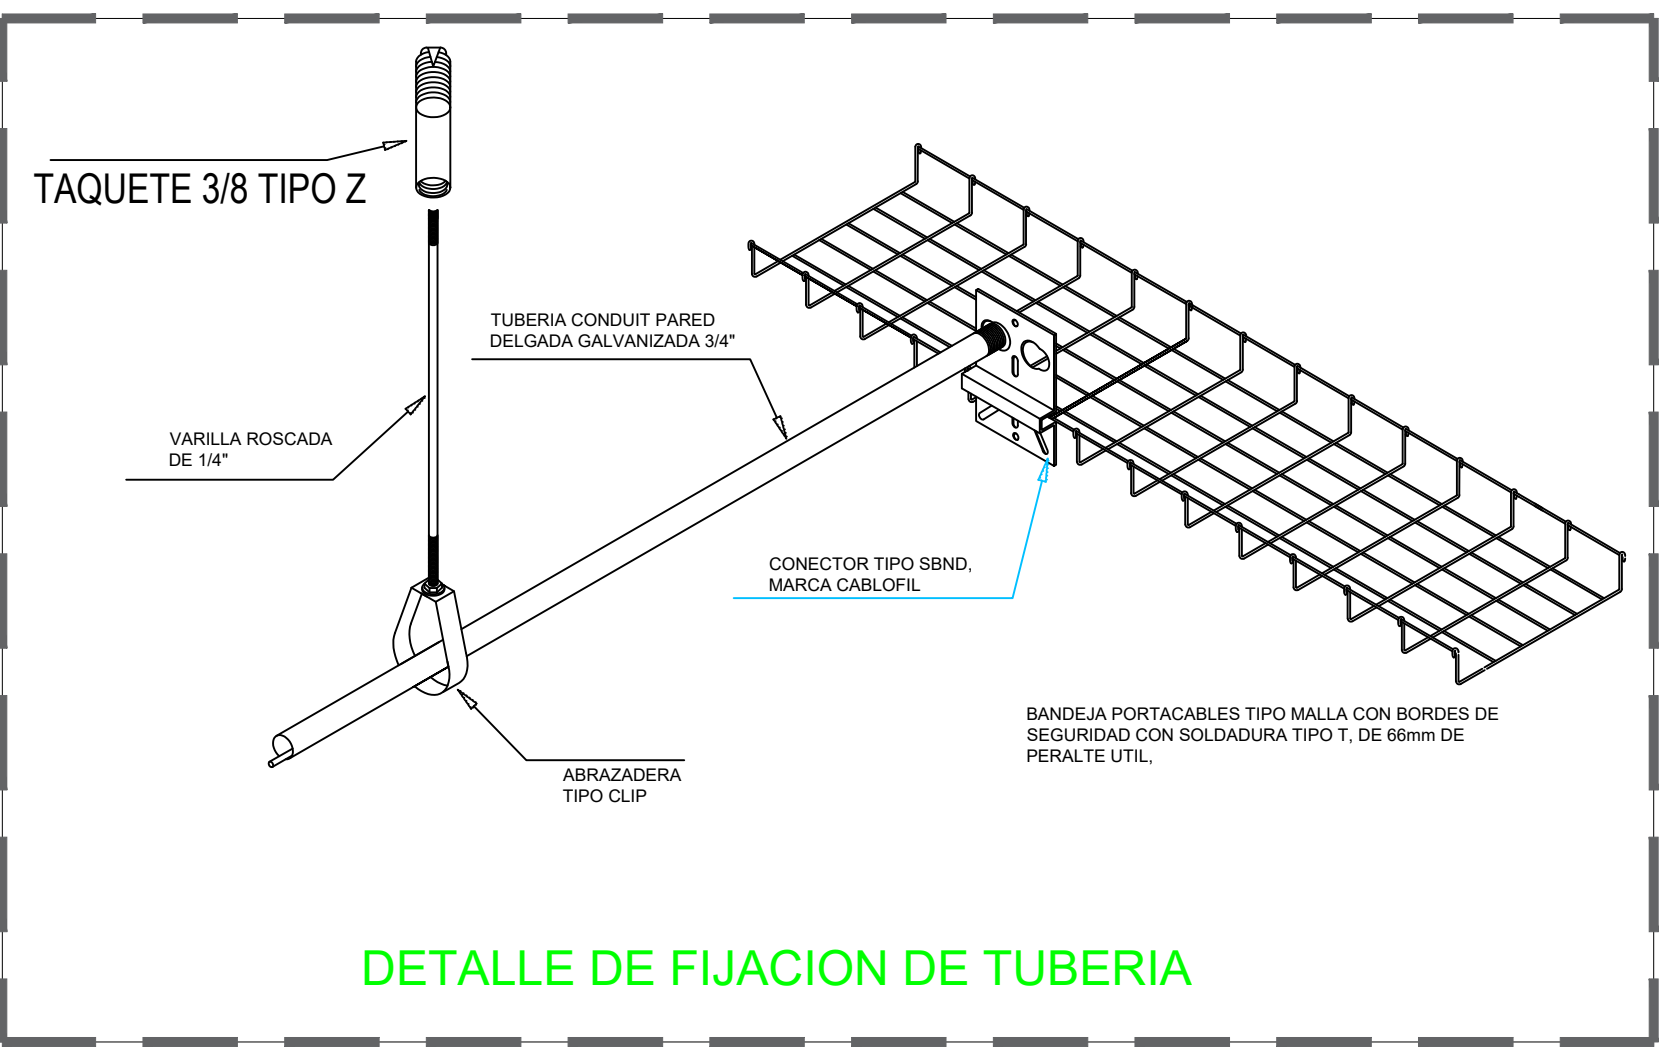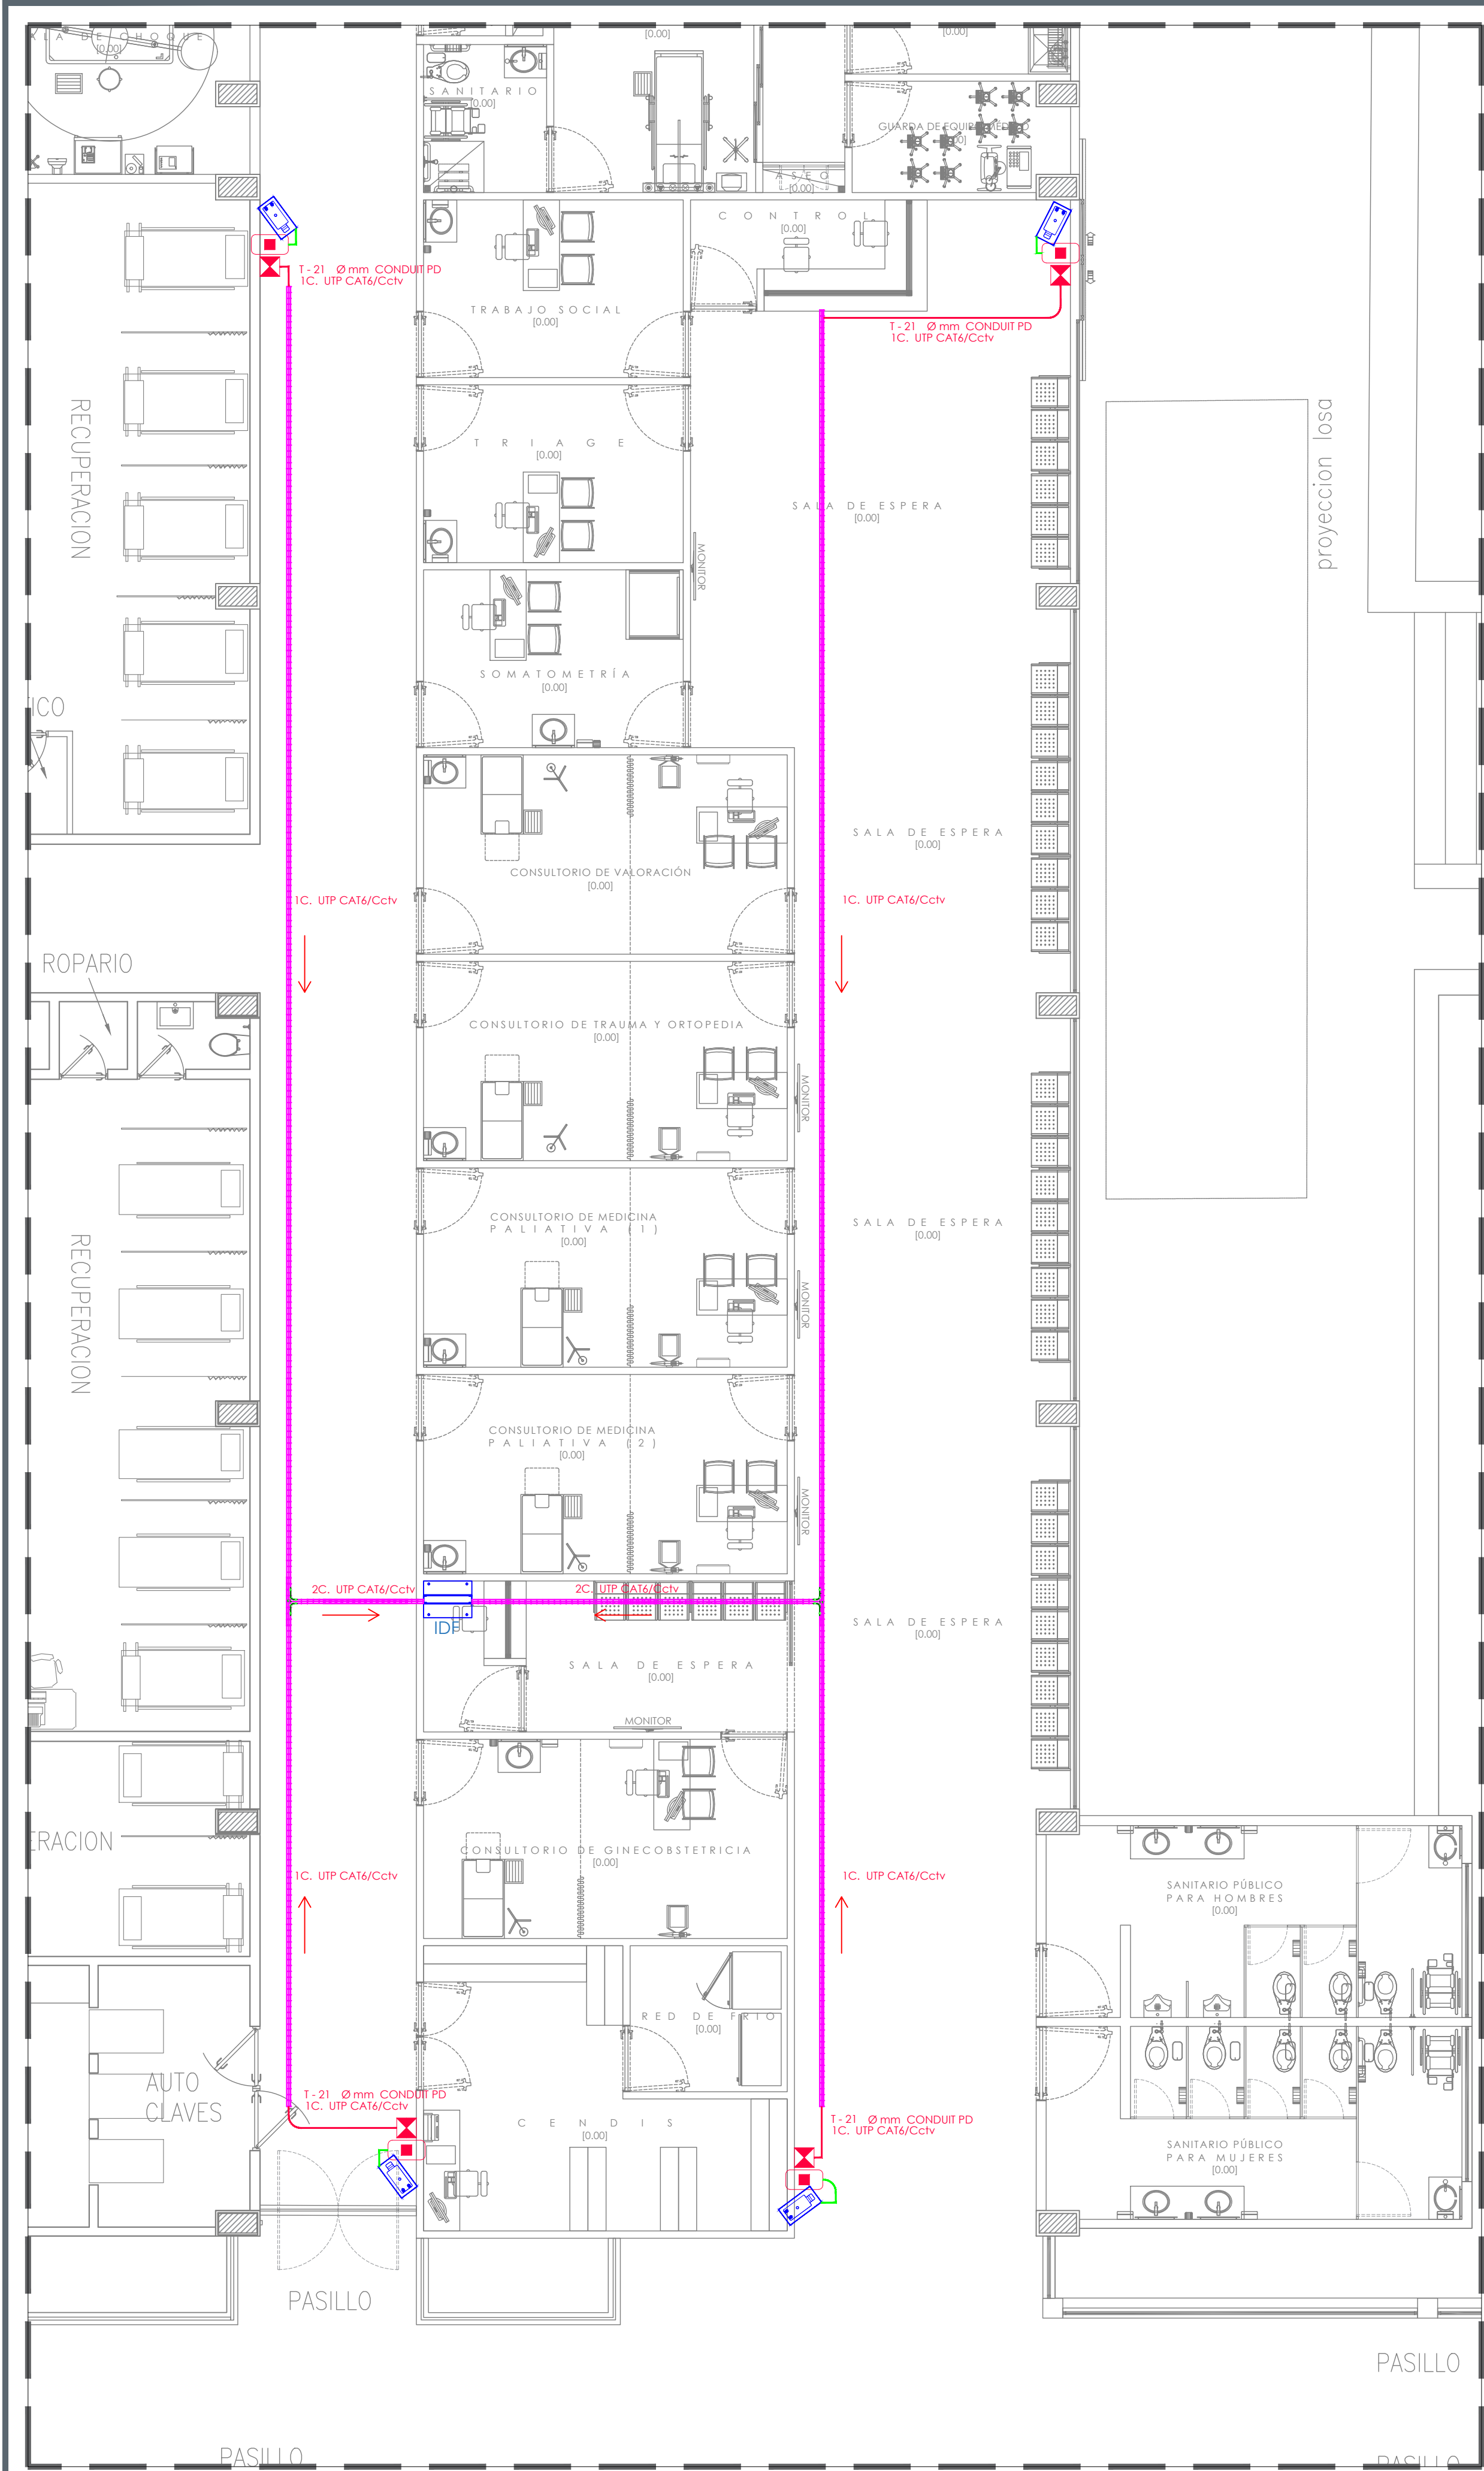

CAMARA DE VIDEOVIGILANCIA PNO-A7082R Mca: HANWHA VISION


Características principales

- Resolución máxima: 4 MP (sensor 1/1.8")
- Lente varifocal motorizado: 4.6 ~ 9.35 mm (zoom óptico 2.0x)
- Alcance IR WiseIR de largo alcance: hasta 60 m (196.85 ft)
- Sensibilidad en color: 0.03 lux (F1.3, 1/30 s, 30 IRE)
- Sensibilidad en blanco y negro: 0.003 lux (F1.3, 1/30 s, 30 IRE)
- Analíticas basadas en motor de IA
- Detección de objetos: persona / rostro / vehículo / placa vehicular
- IVA (Analítica de Video Inteligente):
- línea virtual / área, entrada / salida, merodeo, dirección, intrusión
- Detección de resbalón y caída, Detección de uso de mascarilla
- Detección de distanciamiento social, Inteligencia de negocio basada en IA
- Conteo de personas / vehículos / multitudes, Gestión de filas
- Mapa de calor (Heatmap)
- Funciones adicionales
- Soporte BestShot y atributos completos
- Enmascaramiento dinámico de privacidad
- Mejora de imagen basada en IA
- extremeWDR, WiseNR II (basado en IA), WiseStream (basado en IA)
- Soporte WisePower (monitoreo de energía)
- Certificado del dispositivo (Hanwha Vision Root CA)
- Almacenamiento seguro (Secure Element con certificación FIPS 140-3 Nivel 3 / CC EAL6+)
- SBOM (Lista de materiales de software)
- 2 ranuras SD para almacenamiento
- Grados de protección: IP66 / IP67, NEMA 4X, IK10, NEMA-TS 2

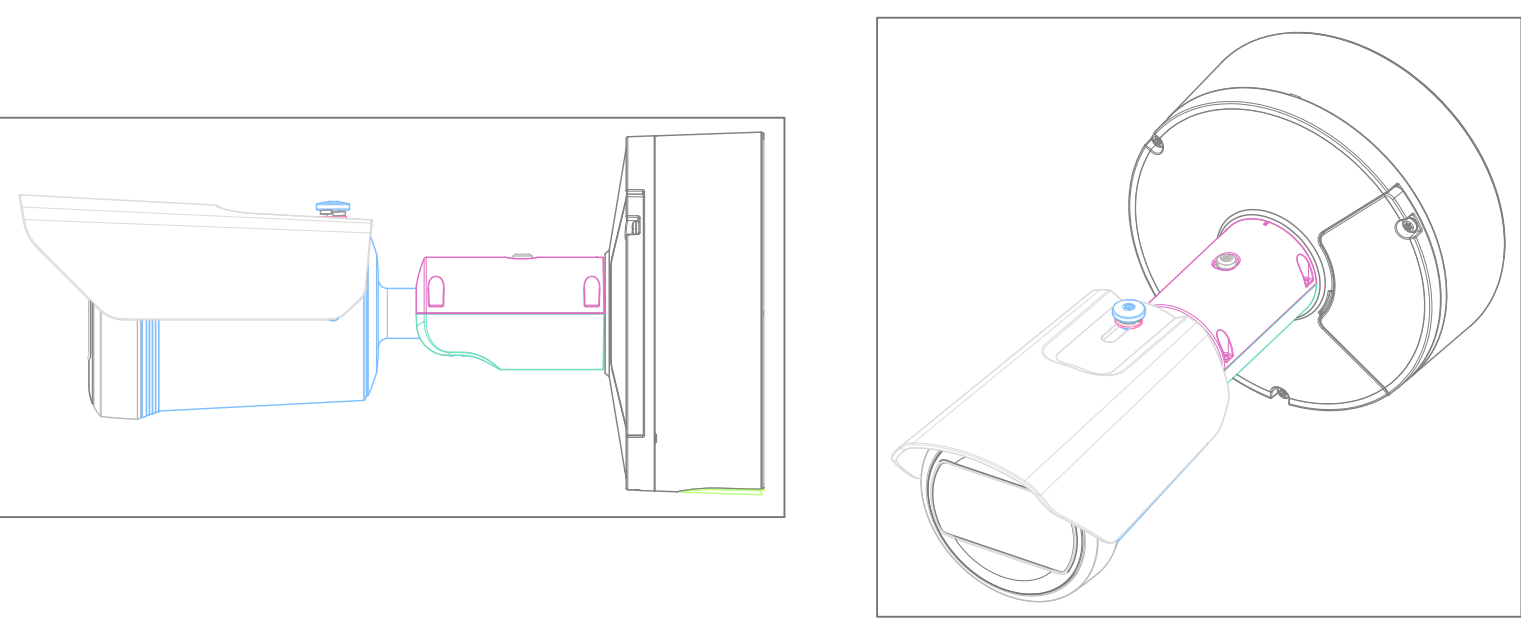



JALISCO
GOBIERNO DEL ESTADO

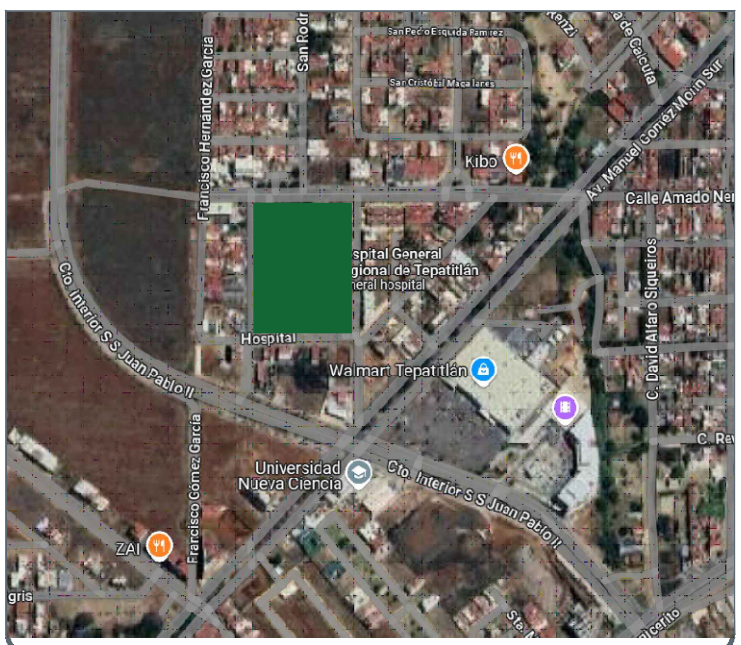

NOTAS:

SIMBOLOGIA DE ACCESORIOS	
	CAMARA DE VIDEOVIGILANCIA PNO-A7082R Mca: HANWHA VISION
	PLACA DE DATOS CON CONECTOR RJ45 CAT 6
	REGISTRO RECTANGULAR PARA CABLEADO ESTRUCTURADO
	INDICA TRAYECTORIA DE TUBERIA POR PLAFON O LOSA.
	INDICA IDF
	CHAROLA TIPO MALLA MCA. CHAROFIL 66 / 50 mm
	LATIGUILLO UTP CAT6

AUTORIZACIÓN:

Ing. Joel Iván Zúñiga Gosálvez
Director General de Proyectos de Ingeniería

Ing. Francisco Luciano Valdez Román
Dirección de Proyectos de Infraestructura Eléctrica y Mecánica

DATOS GENERALES

Localización: Calle Amado Nervo #1025, La Gloria, C.P. 47670, Tepatitlán de Morelos

Municipio: Tepatitlán de Morelos, Jal.

PROYECTO:

REHABILITACIÓN DEL ÁREA DE CONSULTA DE URGENCIAS Y CIRCULACIONES EN EL HOSPITAL REGIONAL DE TEPATITLÁN DE MORELOS, EN EL MUNICIPIO DE TEPATITLÁN DE MORELOS, JALISCO.

CONTENIDO:

INSTALACIÓN DE CCTV-AMPLIACIÓN




ESCALA: 1:75

FECHA: SEPTIEMBRE 2026

CLAVE DE PLANO: CCTV-01




HOSPITAL REGIONAL TEPATITLÁN DE MORELOS SIOP-E-SMAFDR-OB-LP-0770-2026

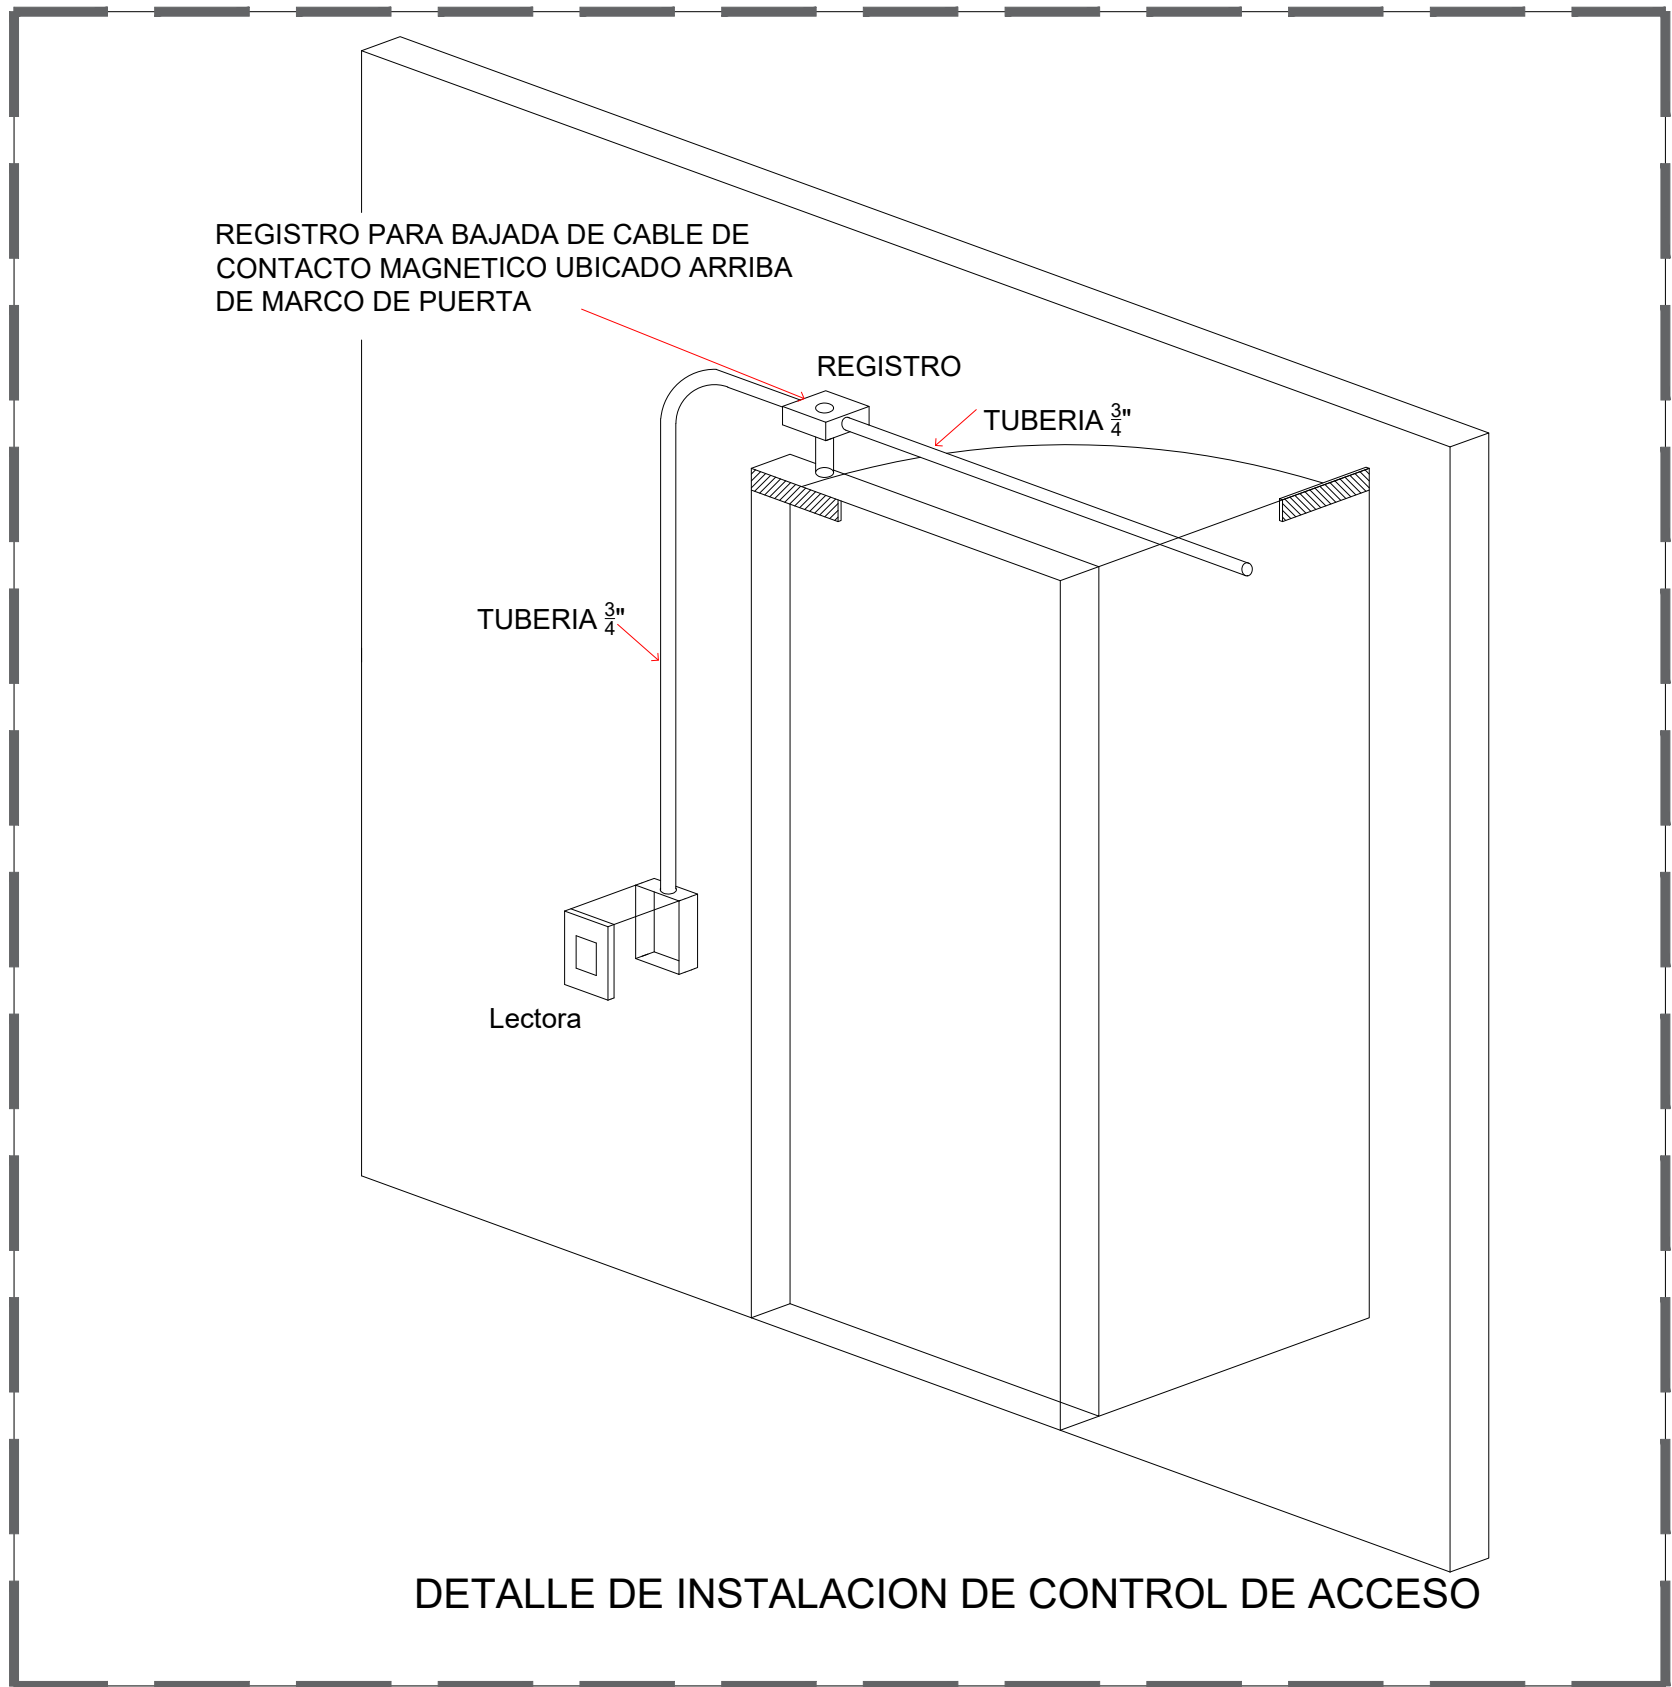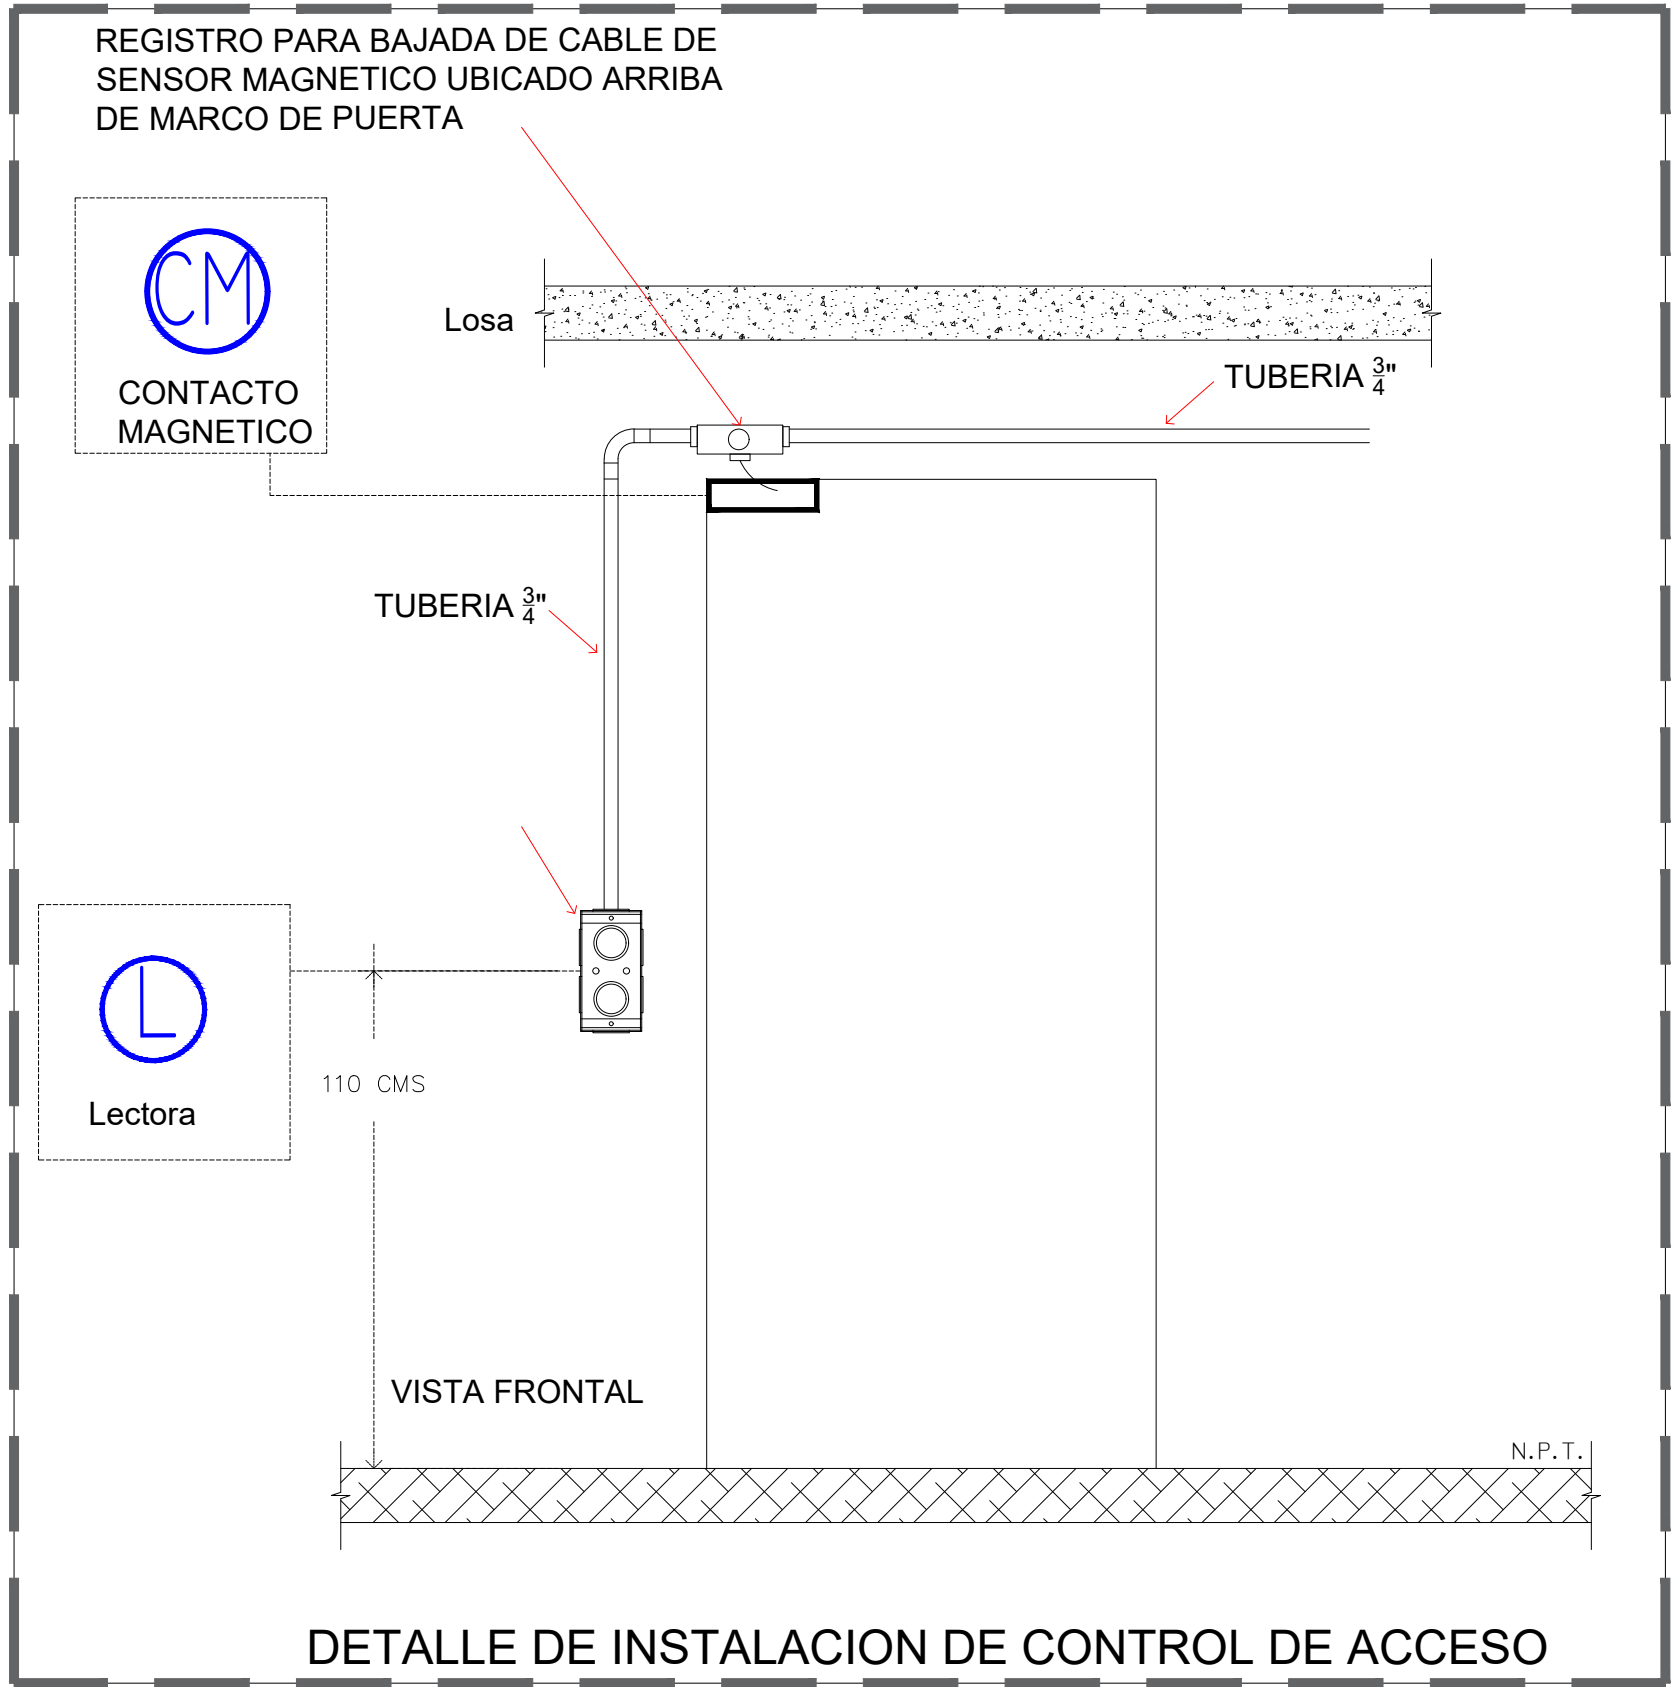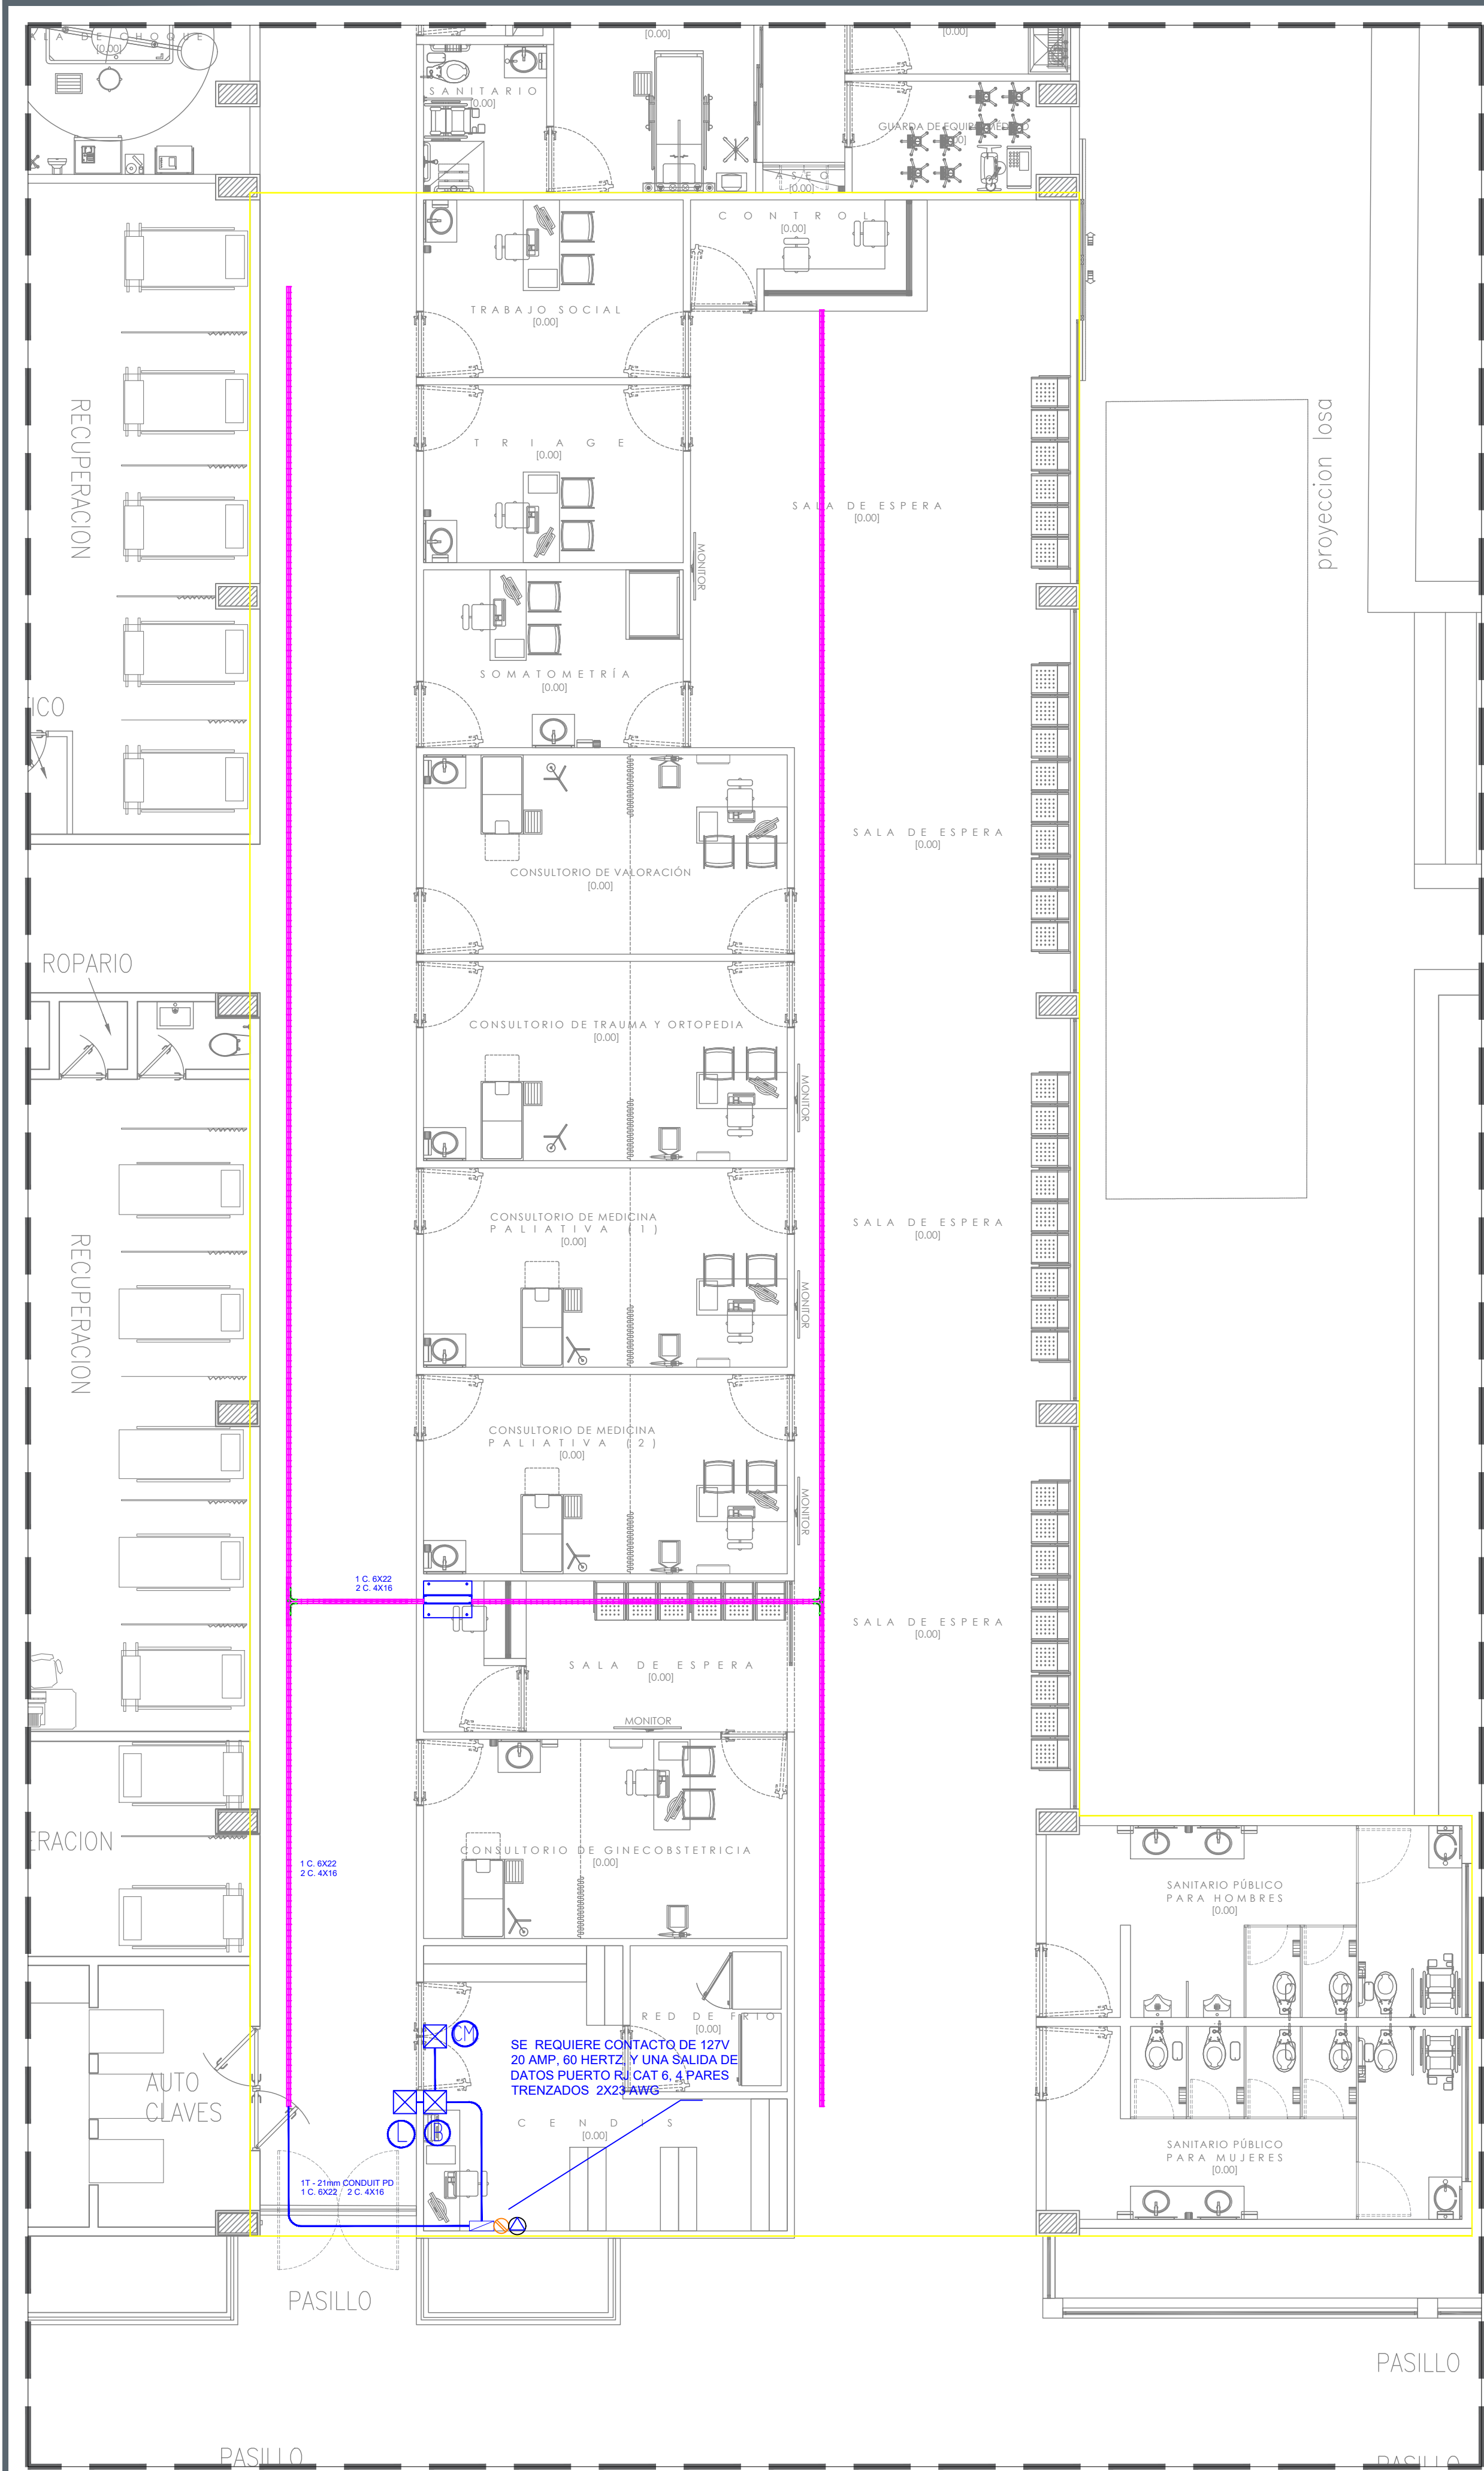

NOTAS:	
SIMBOLOGIA DE ACCESORIOS	
	INDICA LECTORA APROXIMIDAD, MARCA Y MODELO DEFINIDO EN CATALOGO
	INDICA BOTON DE SALIDA, MARCA Y MODELO DEFINIDO EN CATALOGO
	INDICA ELECTROIMAN, MARCA Y MODELO DEFINIDO EN CATALOGO
	INDICA CONTROLADORA 4 PUERTAS, MARCA Y MODELO DEFINIDO EN CATALOGO
	BAJADA DE TRAYECTORIA, INDICA QUE LA TUBERIA BAJA DE NIVEL DE PLAFON A INTEGRARSE A MURO, INDICA REGISTRO GALVANIZADO.
	INDICA TRAYECTORIA DE TUBERIA POR PLAFON O LOSA.
	INDICA GABINETE GIMEL.
	CONTACTO NORMAL DUPLEX EN PISO O MURO
	INDICA SALIDA DE DATOS CANTIDAD MARCADA EN PLANO, MARCA Y MODELO INDICADO EN CATALOGO

AUTORIZACIÓN:	
Ing. Joel Iván Zúñiga Gosálvez Director General de Proyectos de Ingeniería	
Ing. Francisco Luciano Valdez Román Dirección de Proyectos de Infraestructura Eléctrica y Mecánica	
DATOS GENERALES	
Localización: Calle Amado Nervo #1025, La Gloria, C.P. 47670, Tepatitlán de Morelos	
Municipio: Tepatitlán de Morelos, Jal.	
PROYECTO:	
REHABILITACIÓN DEL ÁREA DE CONSULTA DE URGENCIAS Y CIRCULACIONES EN EL HOSPITAL REGIONAL DE TEPATITLÁN DE MORELOS, EN EL MUNICIPIO DE TEPATITLÁN DE MORELOS, JALISCO.	
CONTENIDO:	
INSTALACIÓN DE CONTROL DE ACCESO-AMPLIACIÓN	
ESCALA:	FECHA:
1:75	SEPTIEMBRE 2026
CLAVE DE PLANO:	
CDA-01	







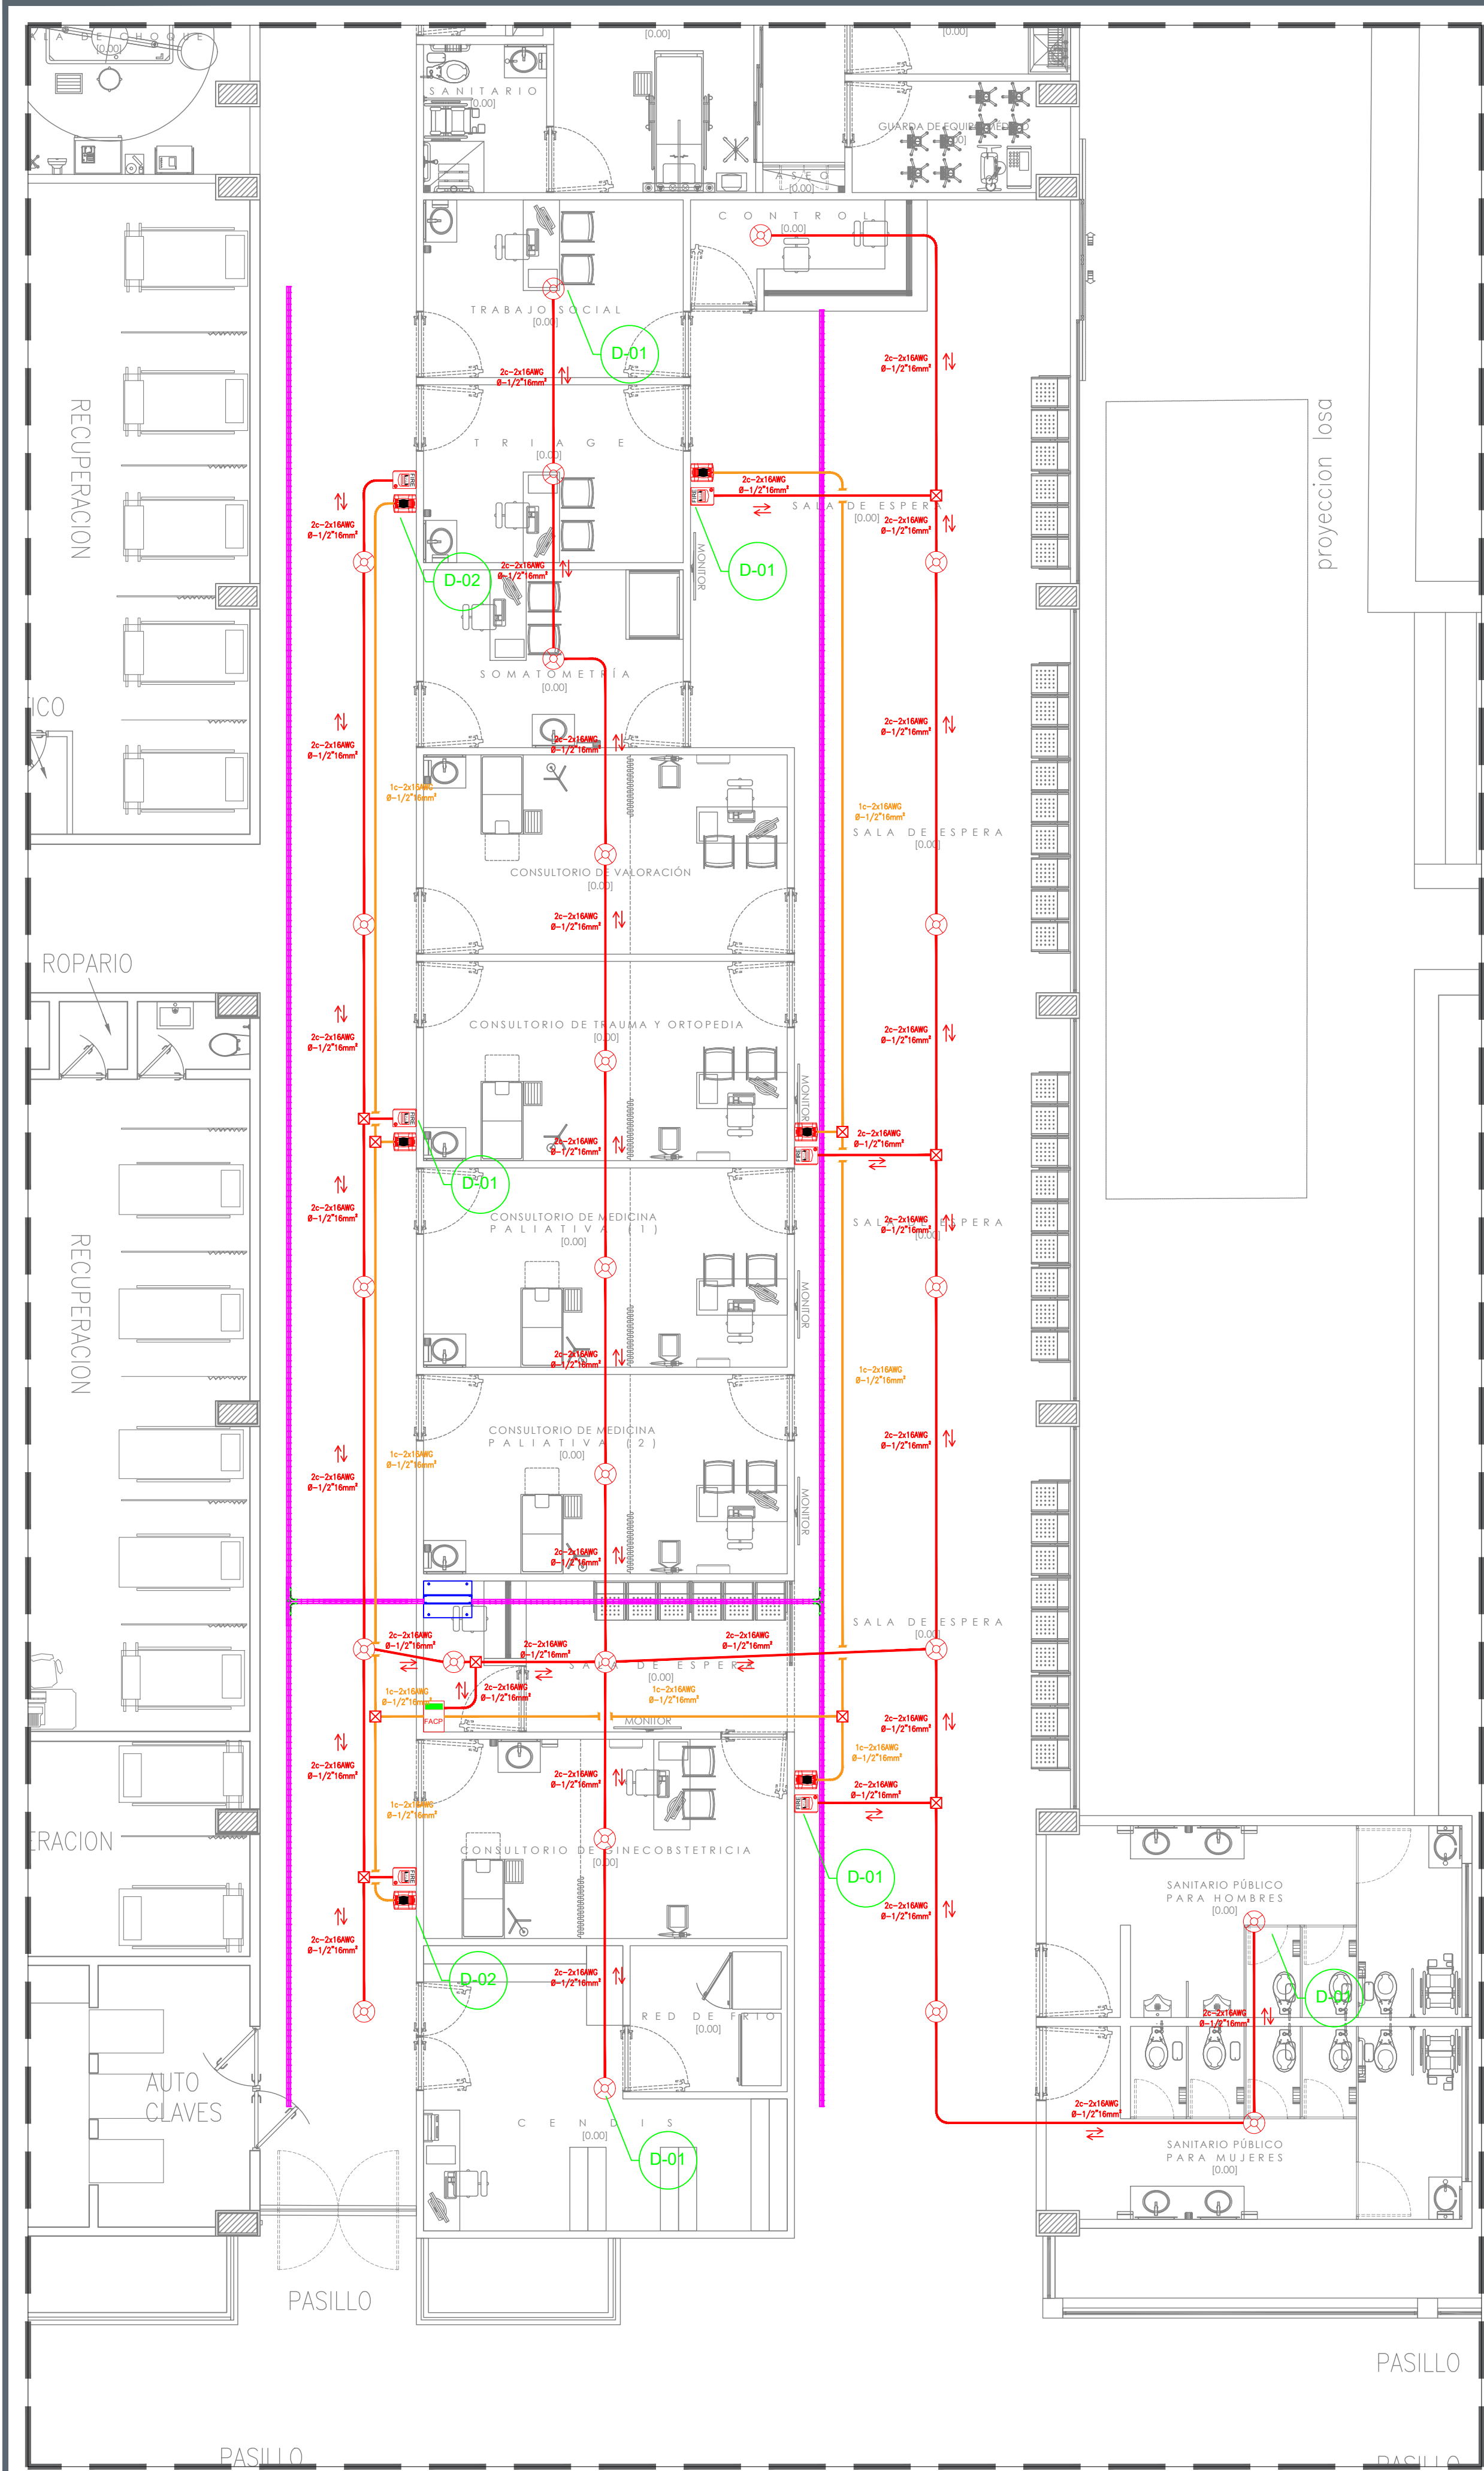

01 INSTALACIÓN DE DETECCIÓN DE HUMO

HOSPITAL REGIONAL DE TEPATILÁN

1:75

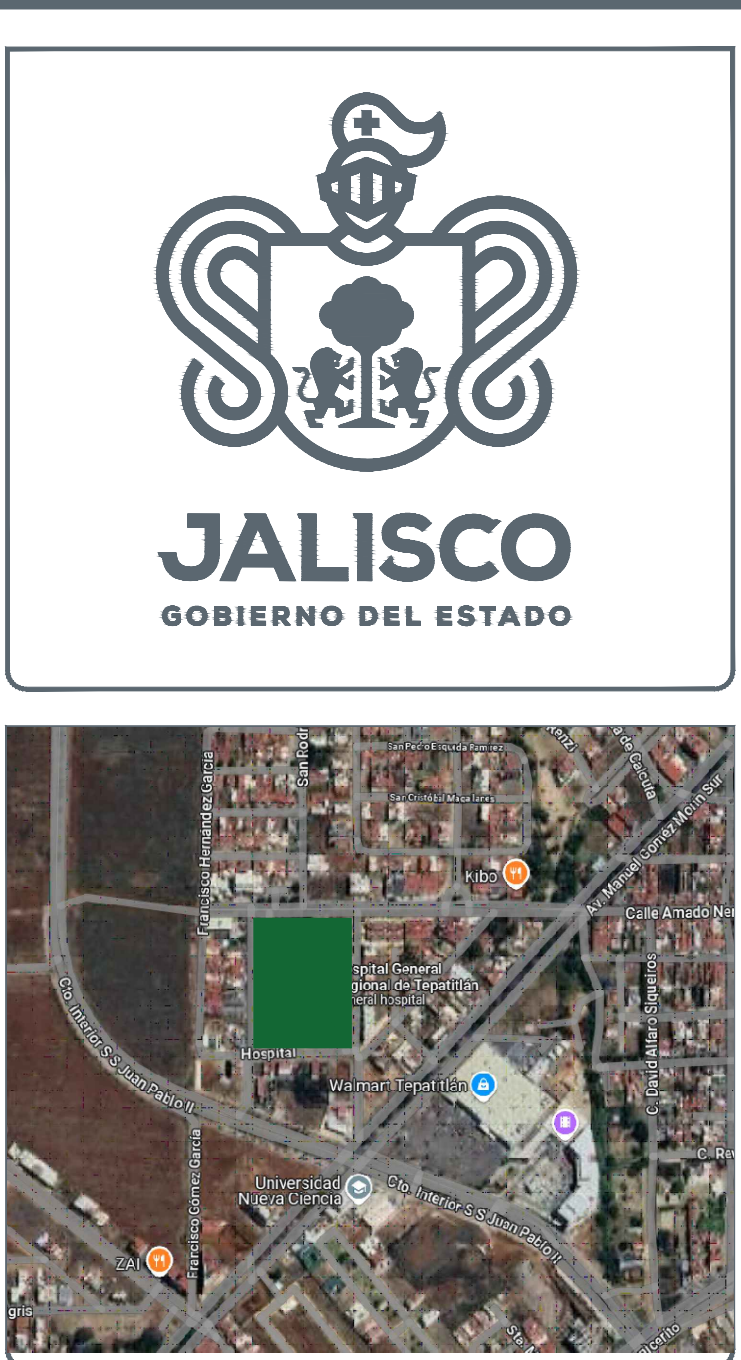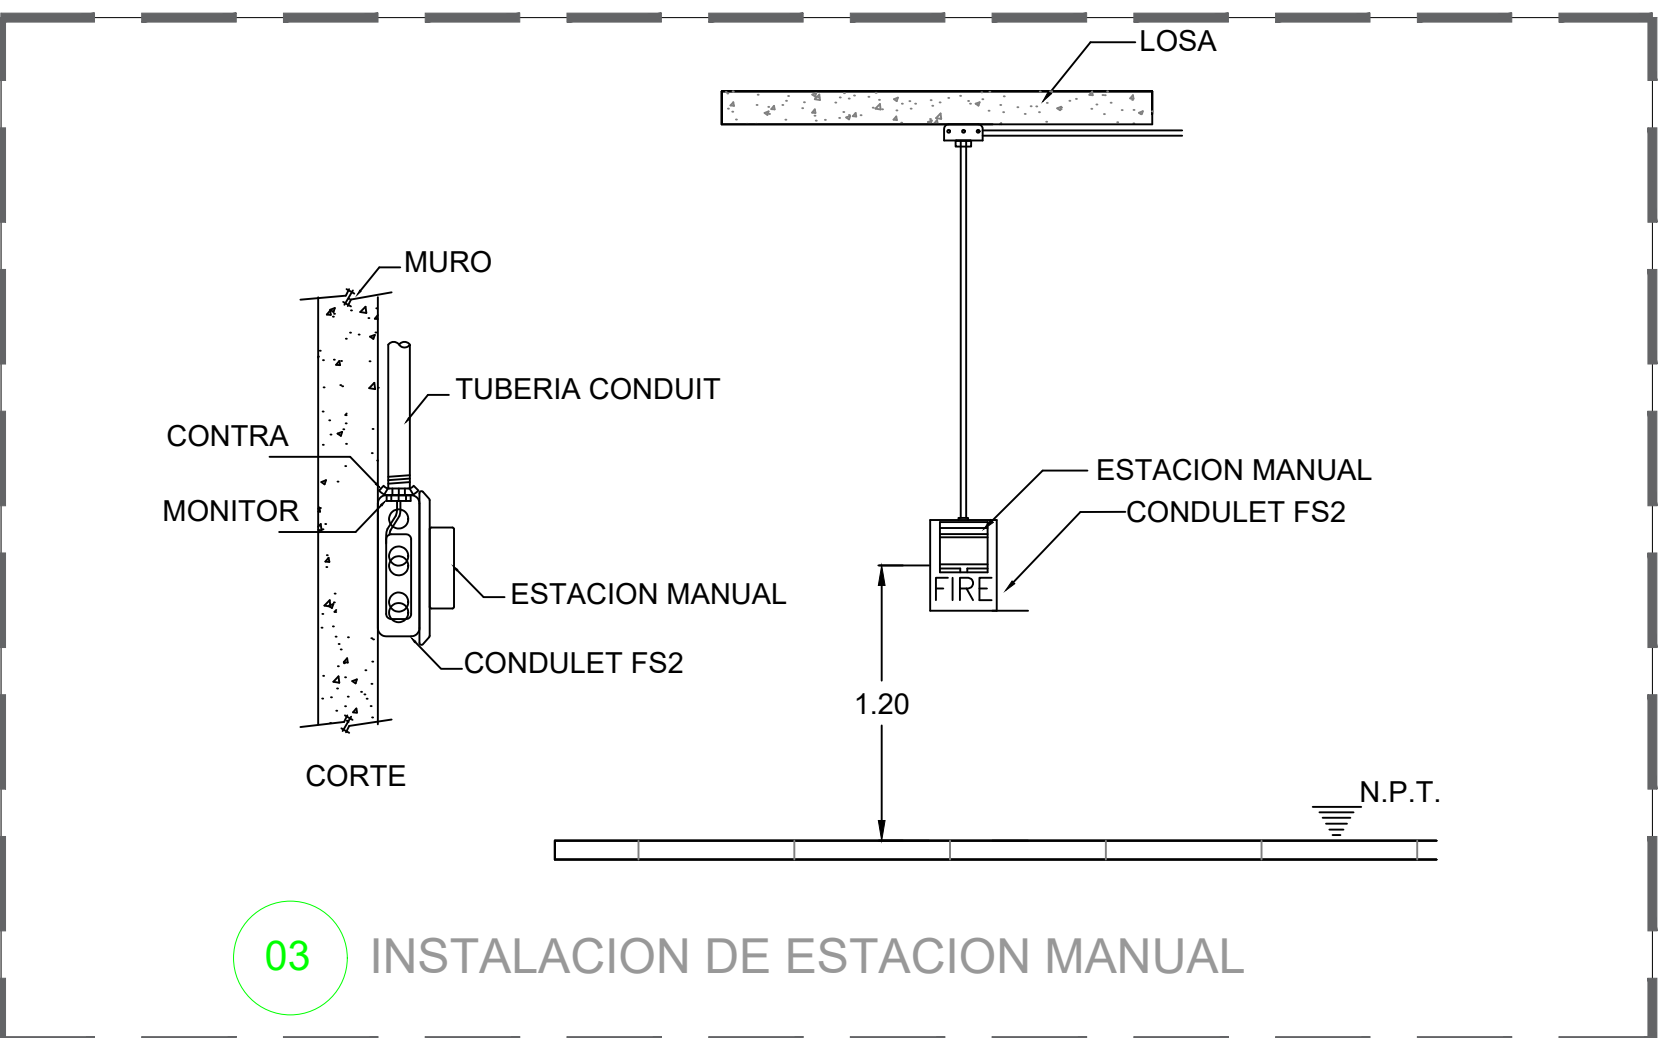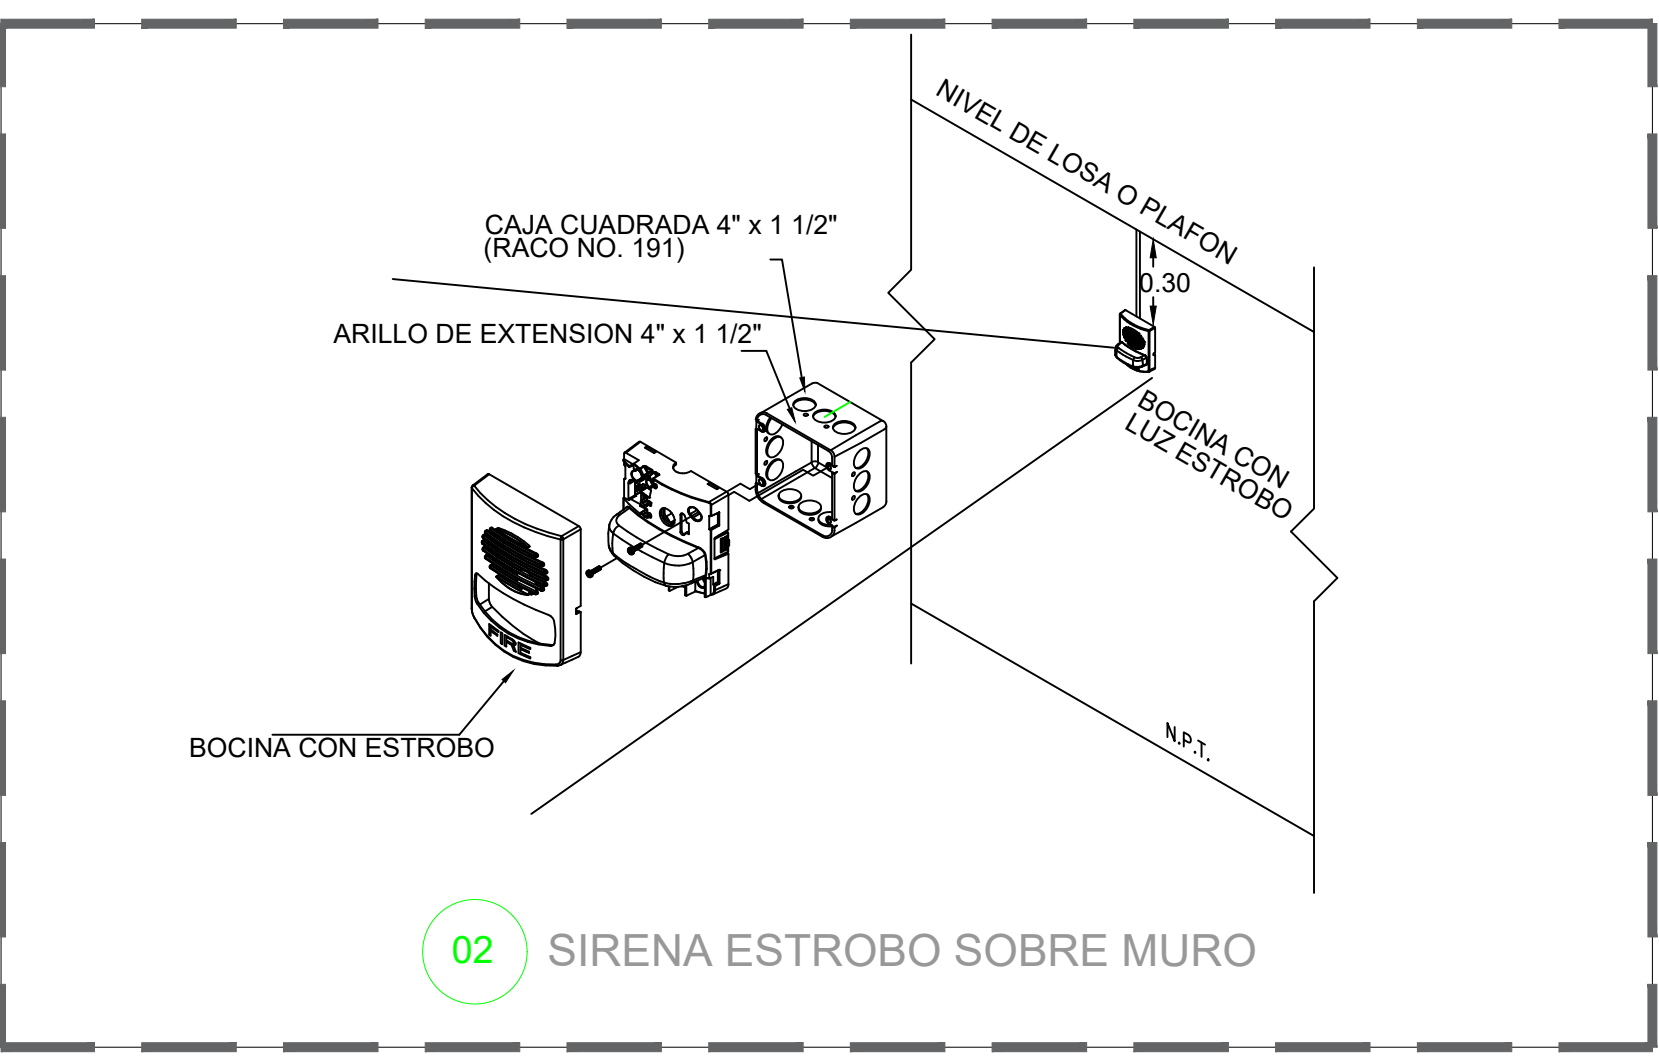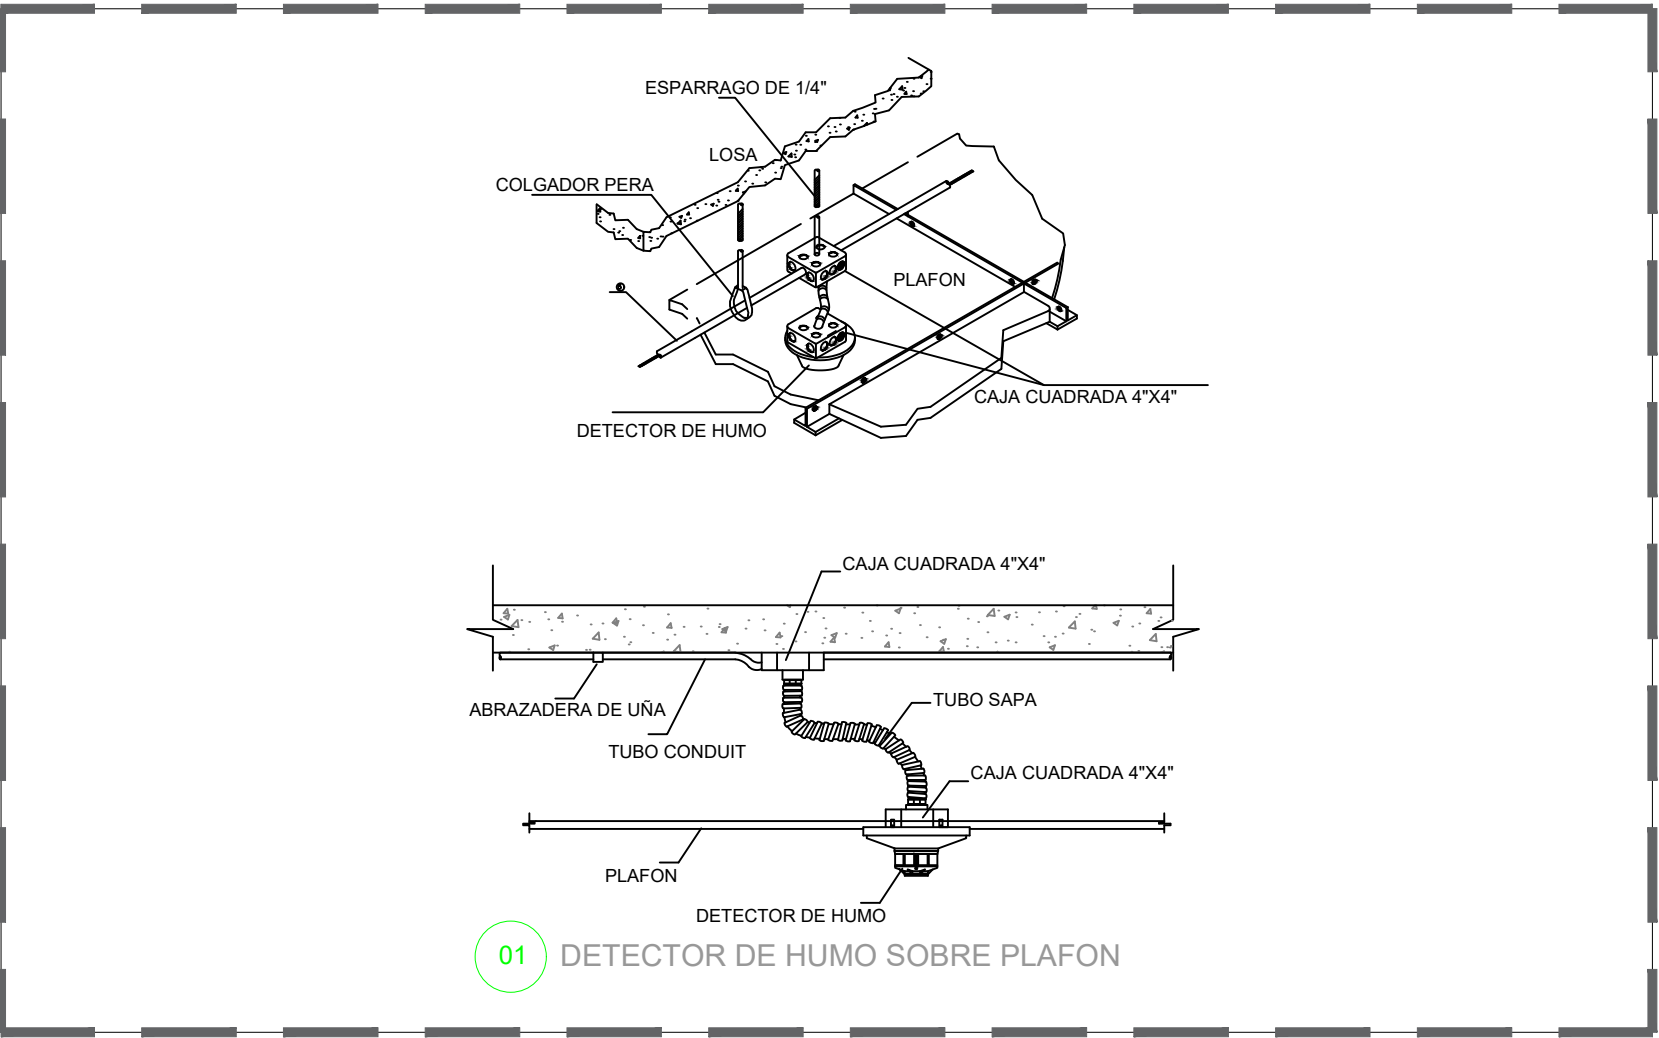

















NOTAS:

SIMBOLOGIA	
	DETECTOR DE HUMO
	BOCINA ESTROBOSCÓPICA
	ESTACIÓN MANUAL
	Registro Galvanizado En losa.
	PANEL CENTRAL DE INCENDIOS

AUTORIZACIÓN:
Ing. Joel Iván Zúñiga Gosálvez Director General de Proyectos de Ingeniería
Ing. Francisco Luciano Valdez Román Dirección de Proyectos de Infraestructura Eléctrica y Mecánica
DATOS GENERALES
Localización: Calle Amado Nervo #1025, La Gloria, C.P. 47670, Tepatlán de Morelos
Municipio: Tepatlán de Morelos, Jal.
PROYECTO:
REHABILITACIÓN DEL ÁREA DE CONSULTA DE URGENCIAS Y CIRCULACIONES EN EL HOSPITAL REGIONAL DE TEPATILÁN DE MORELOS, EN EL MUNICIPIO DE TEPATILÁN DE MORELOS, JALISCO.
CONTENIDO:
INSTALACIÓN DE DETECCIÓN DE HUMO-AMPLIACIÓN
ESCALA: 1:75
FECHA: SEPTIEMBRE 2026
CLAVE DE PLANO: DH-01




HOSPITAL REGIONAL TEPATILÁN DE MORELOS SIOP-E-SMAFDR-OB-LP-0770-2026

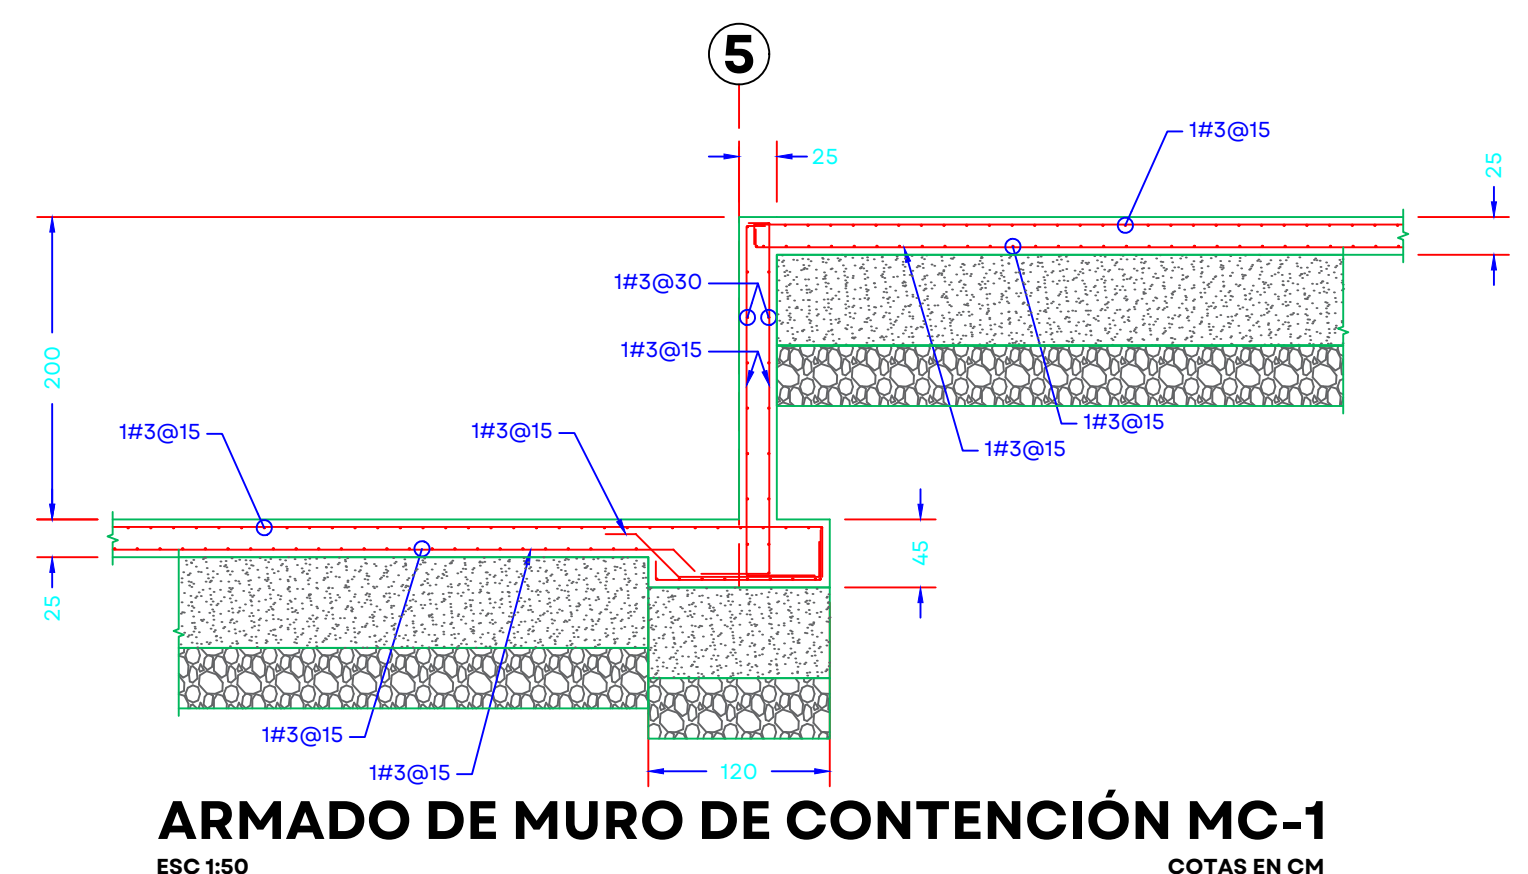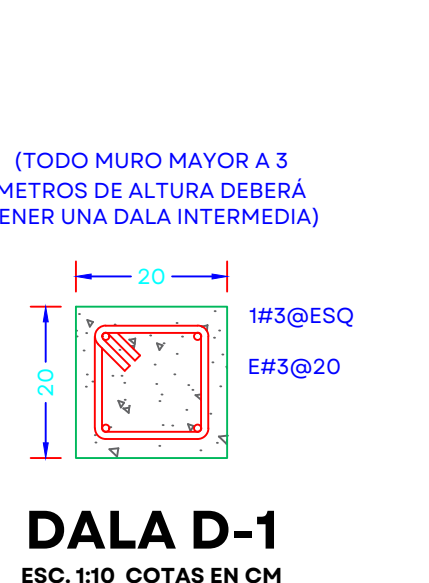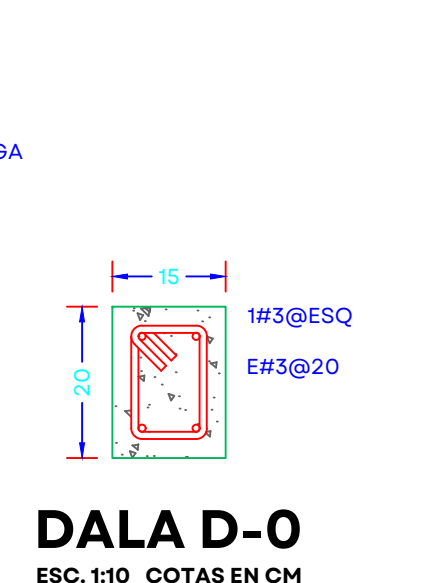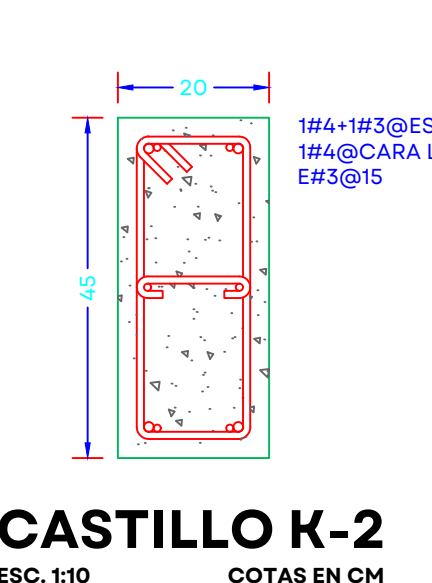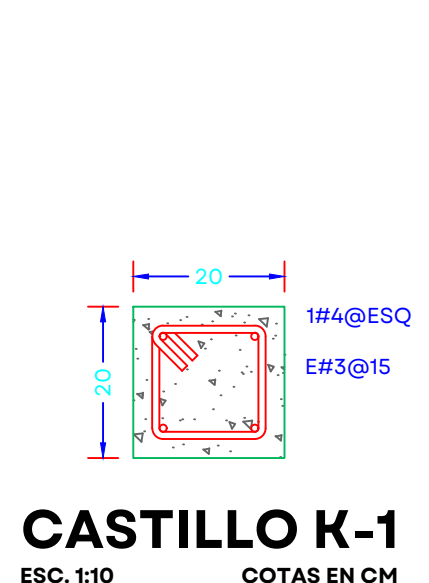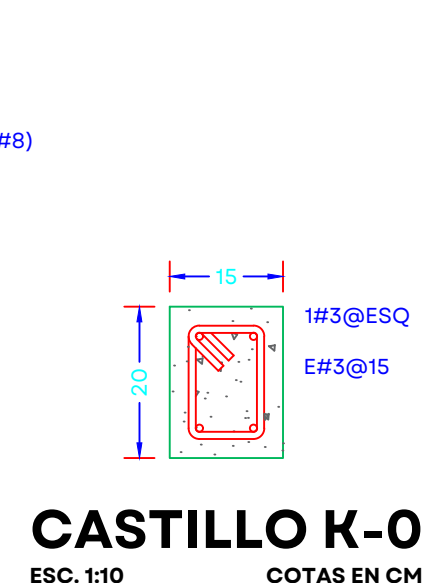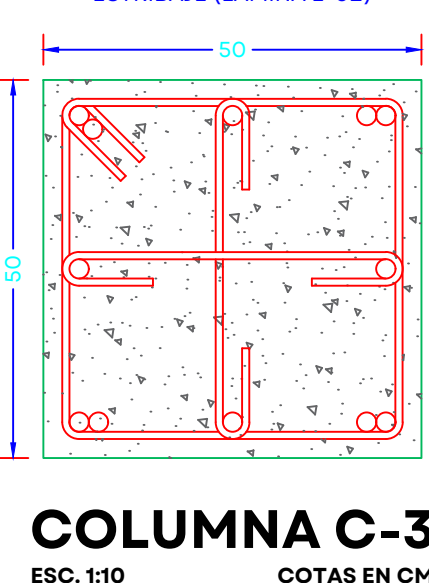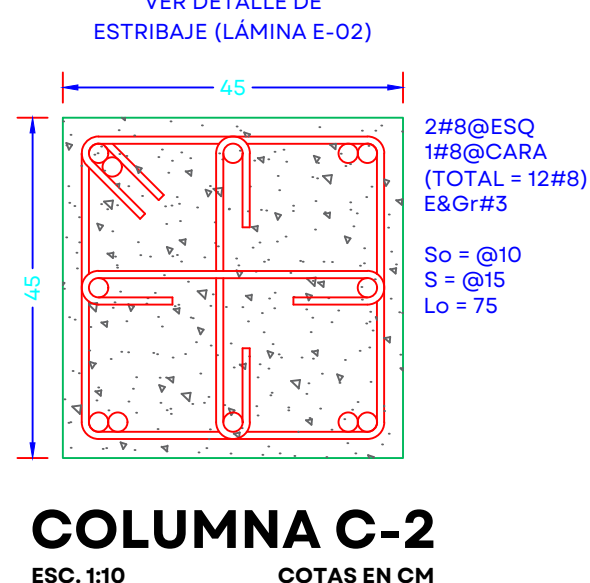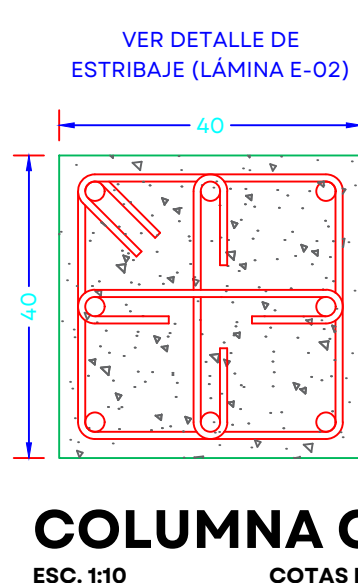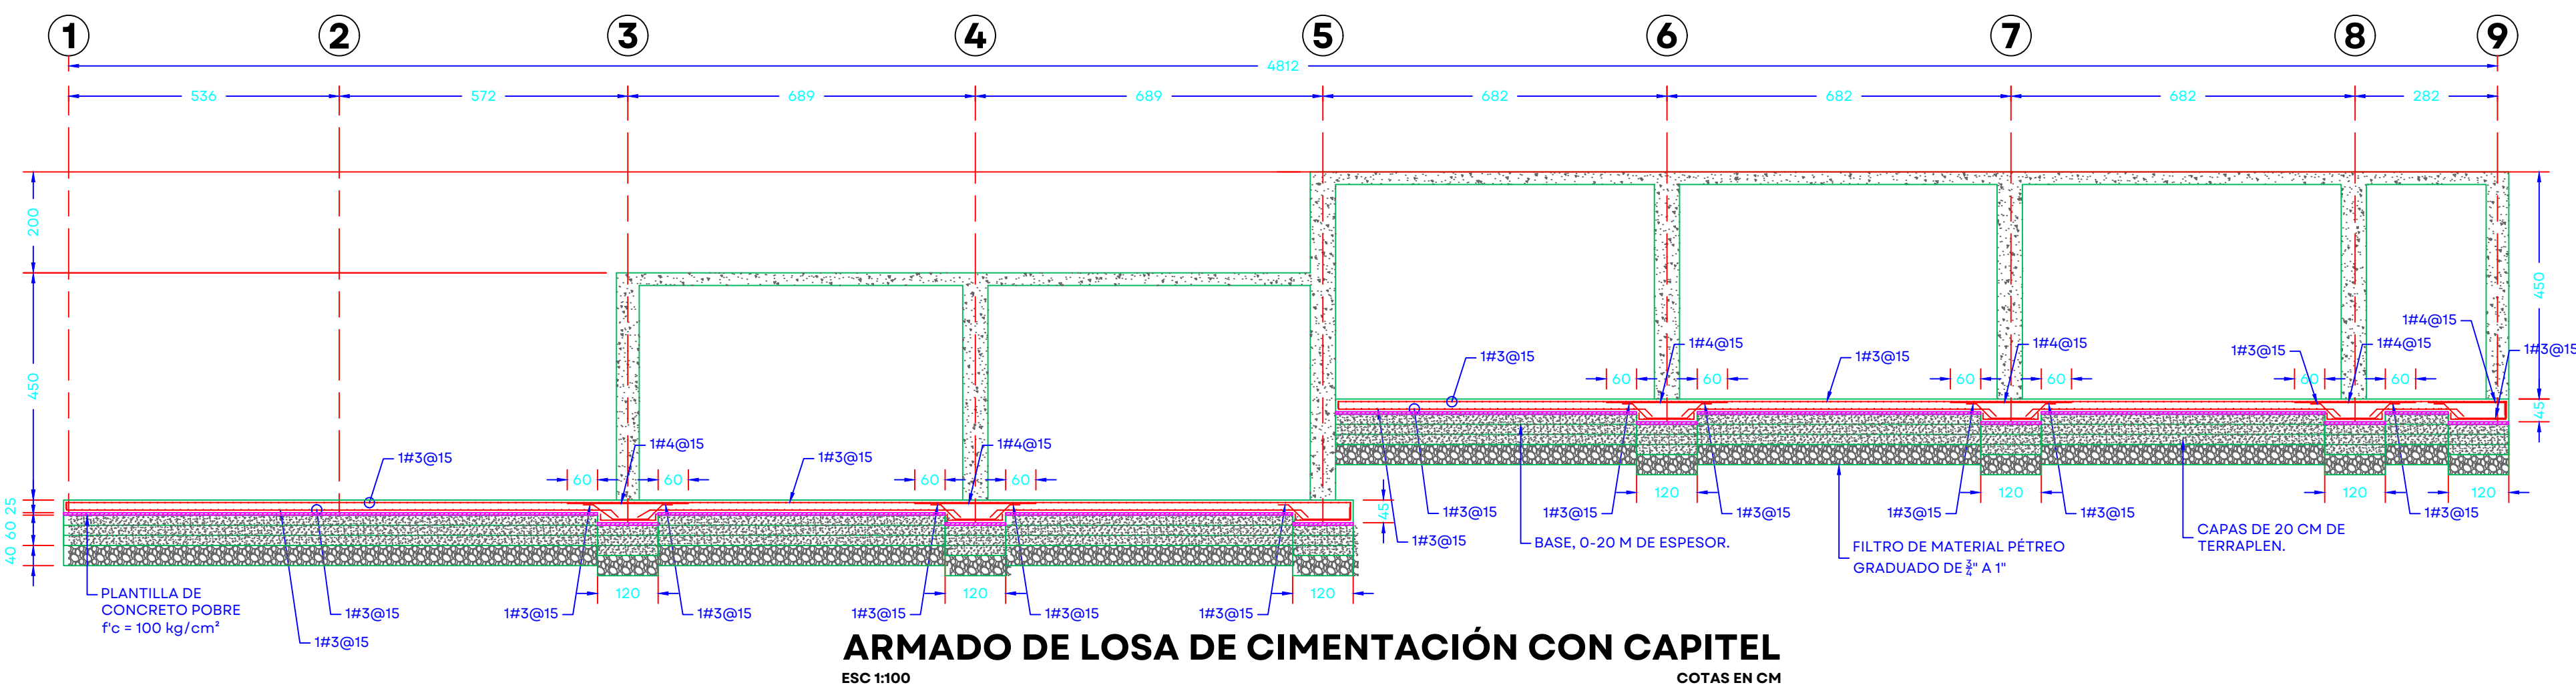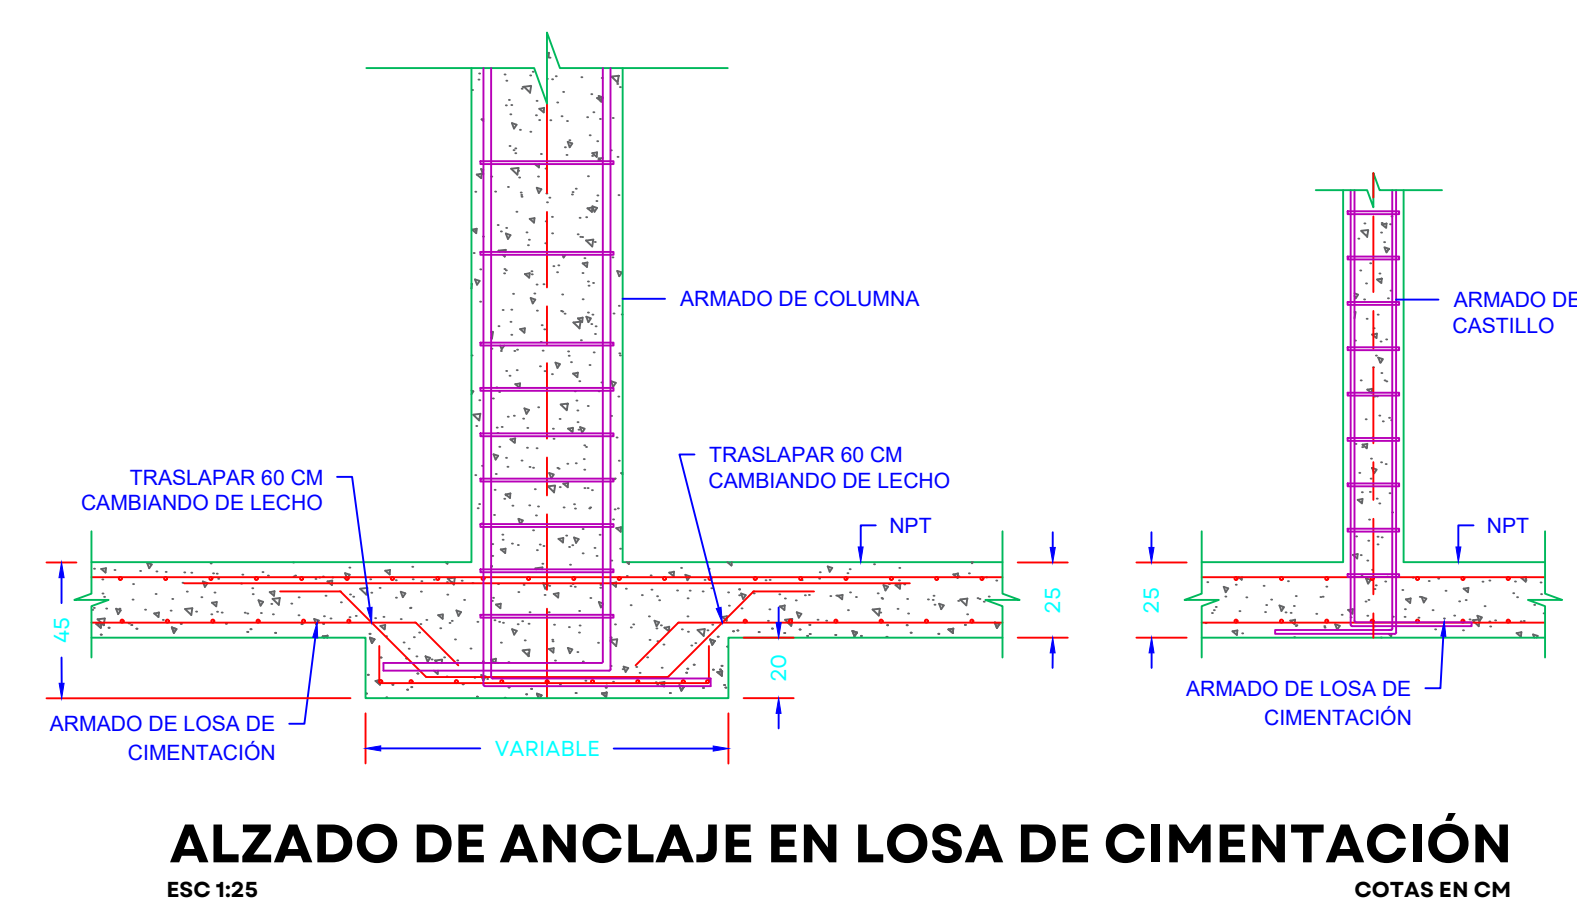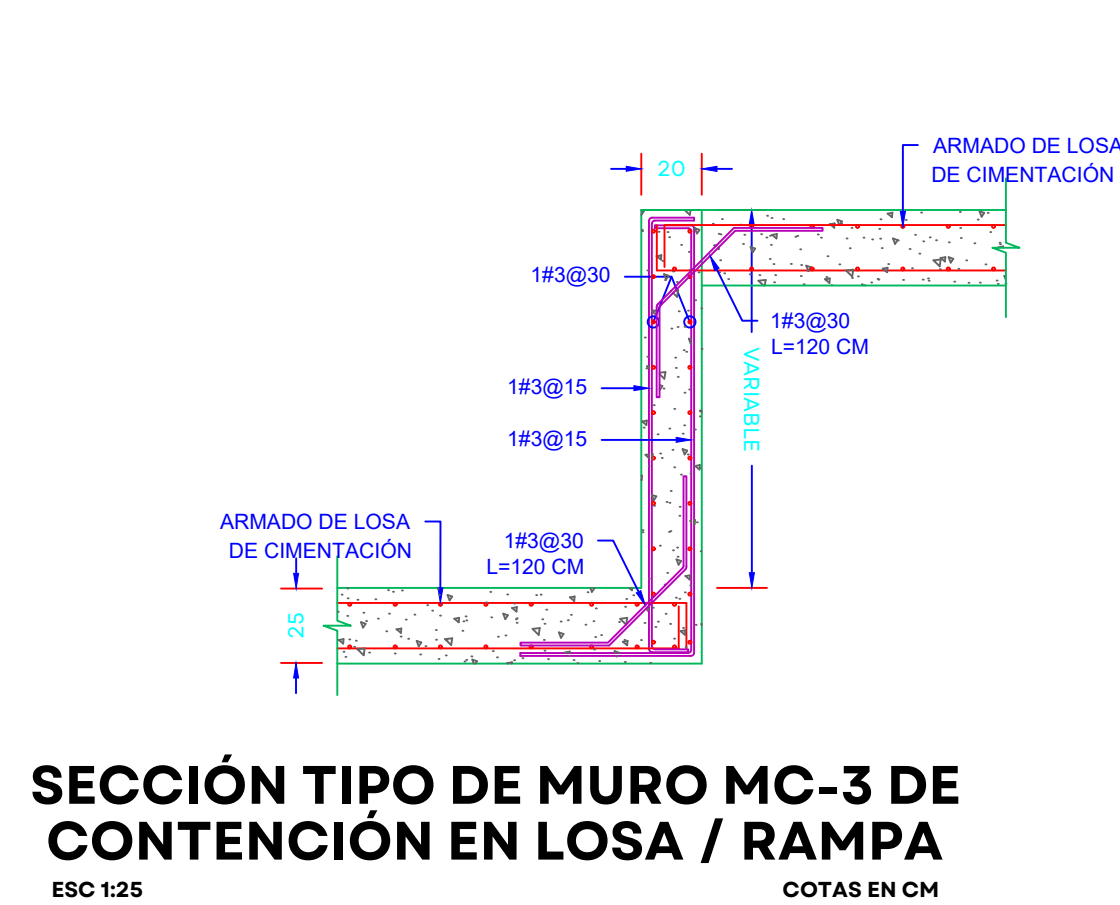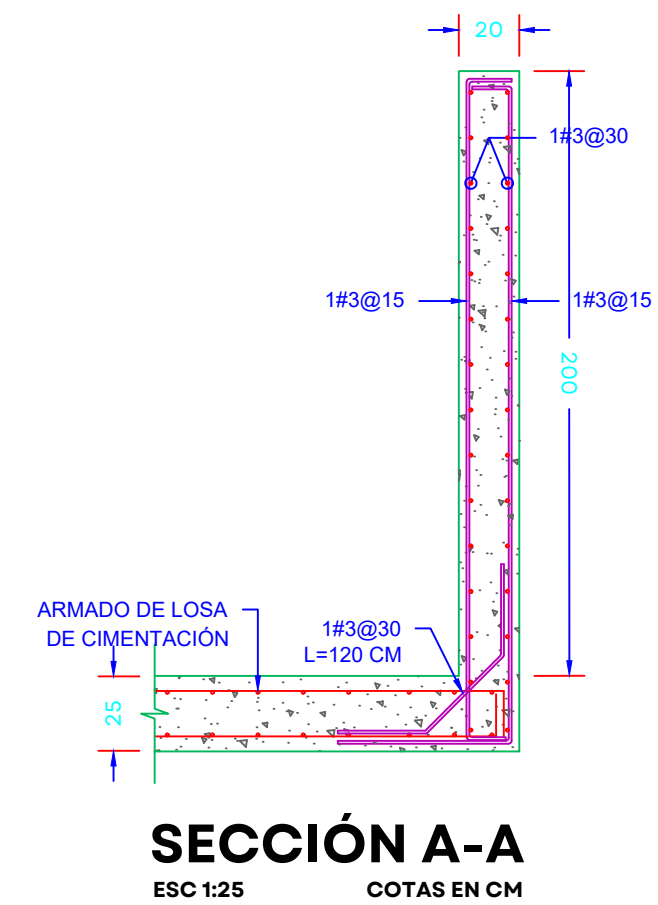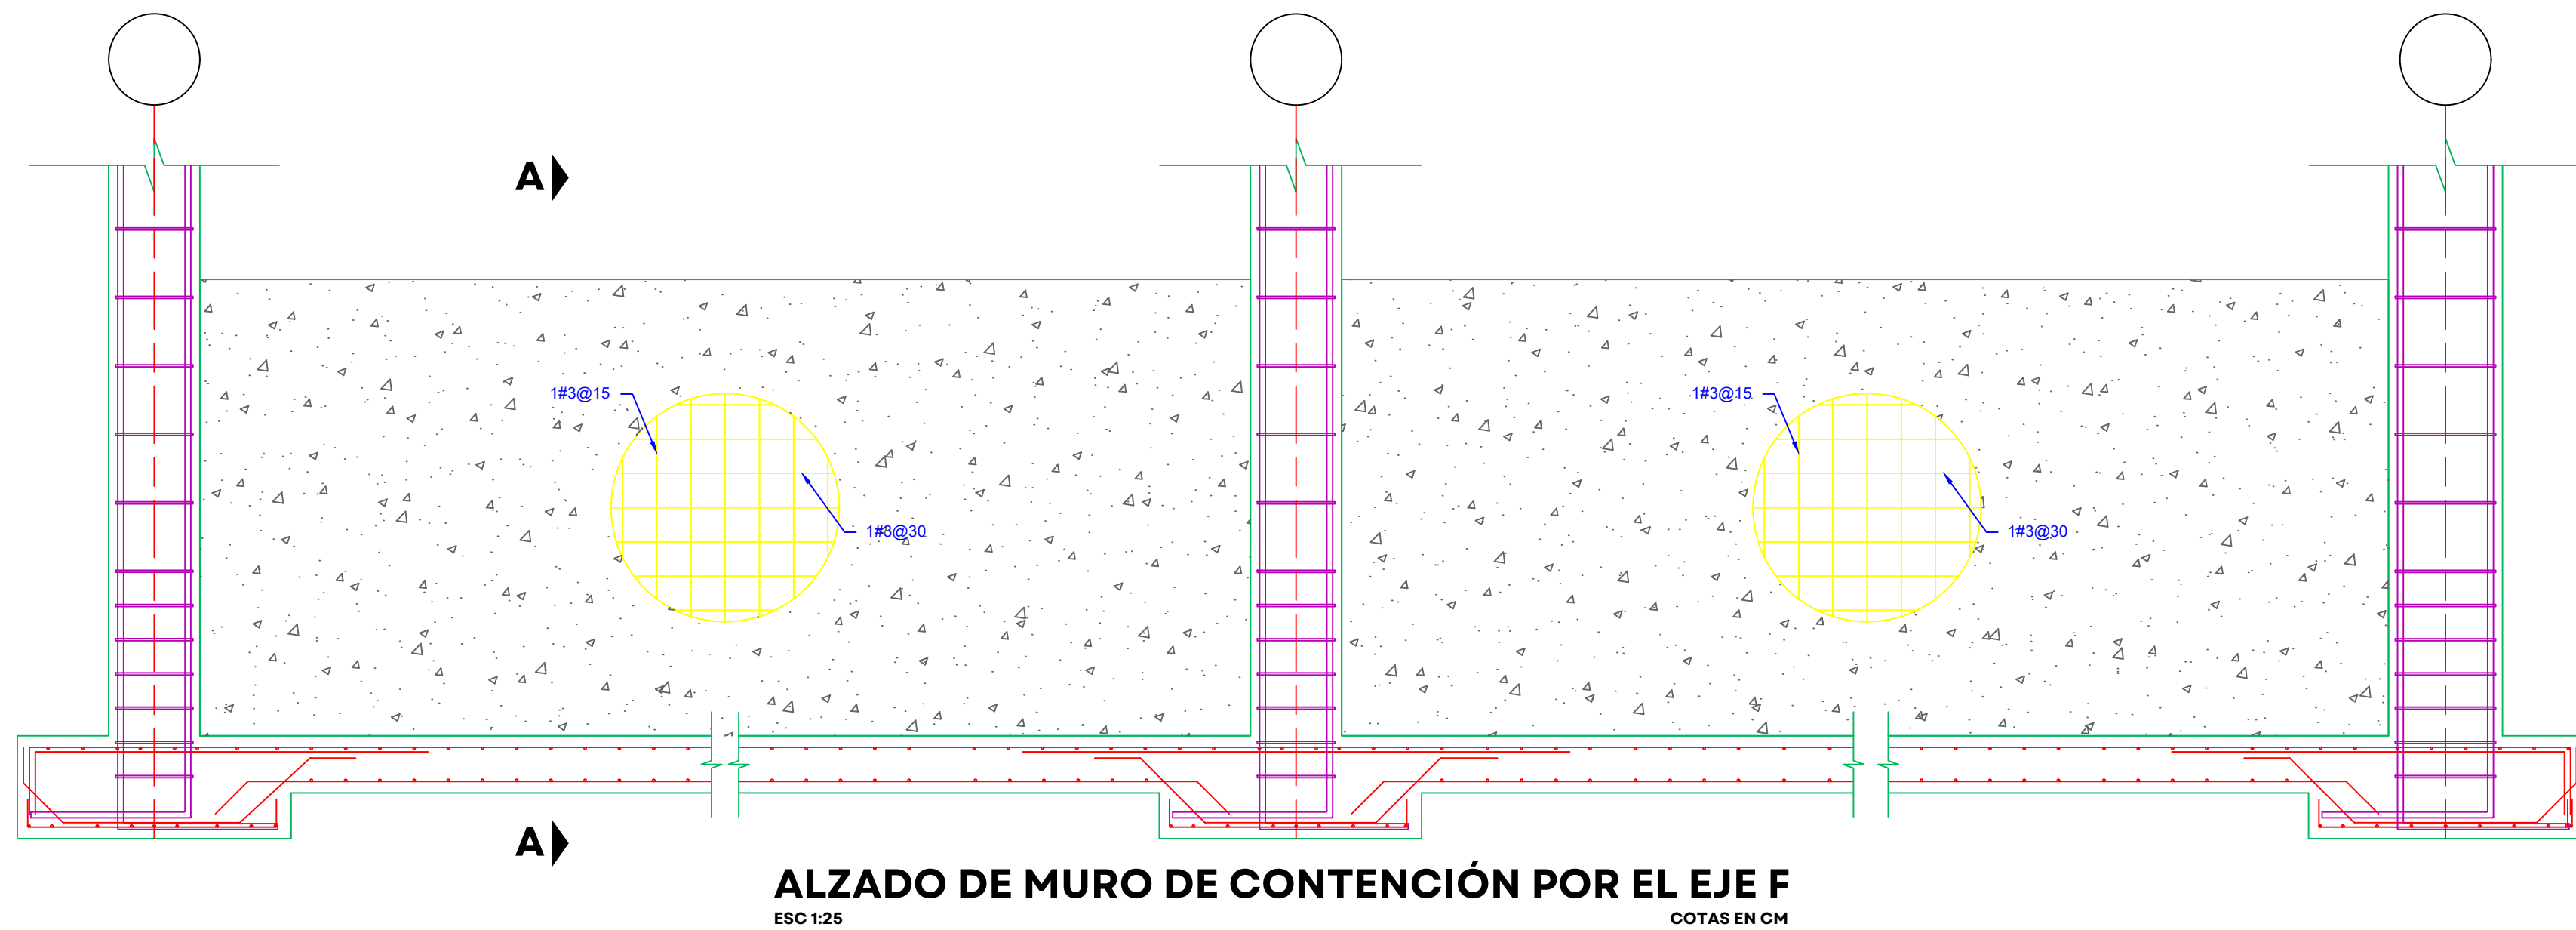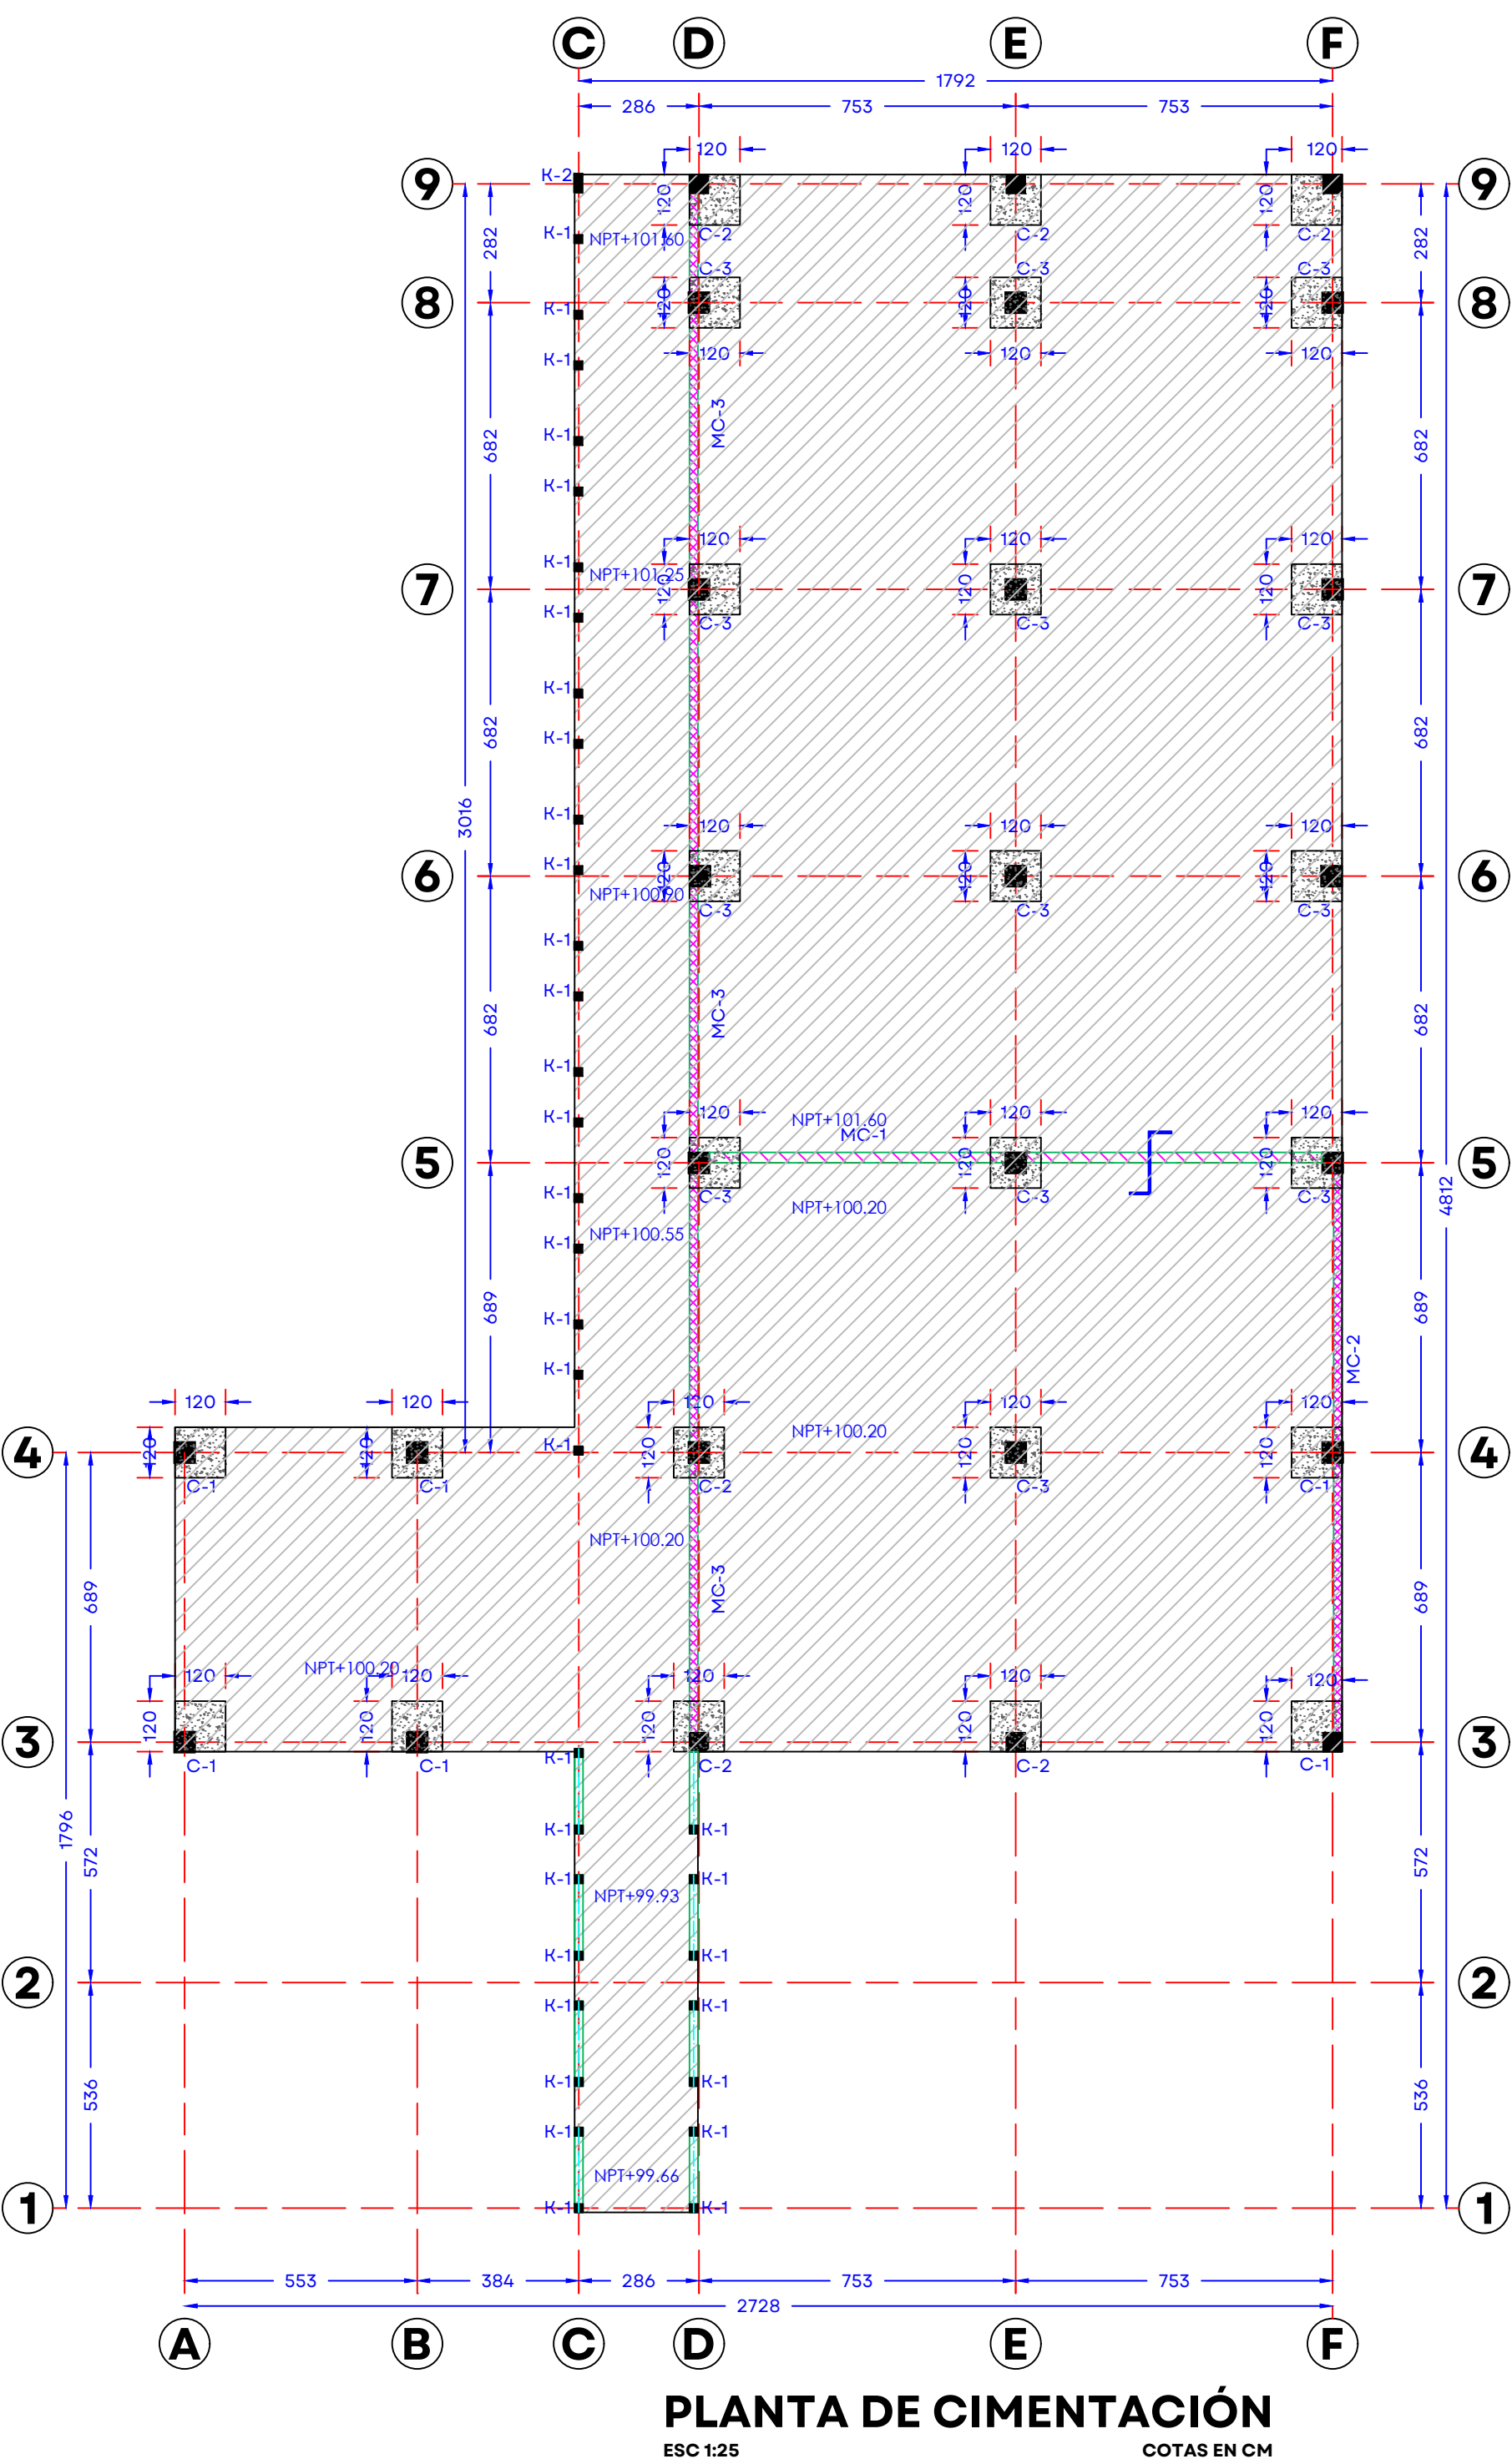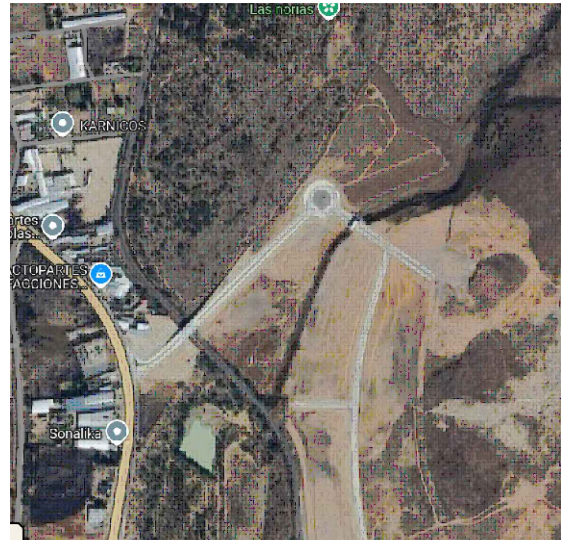



JALISCO
GOBIERNO DEL ESTADO

UBICACIÓN:

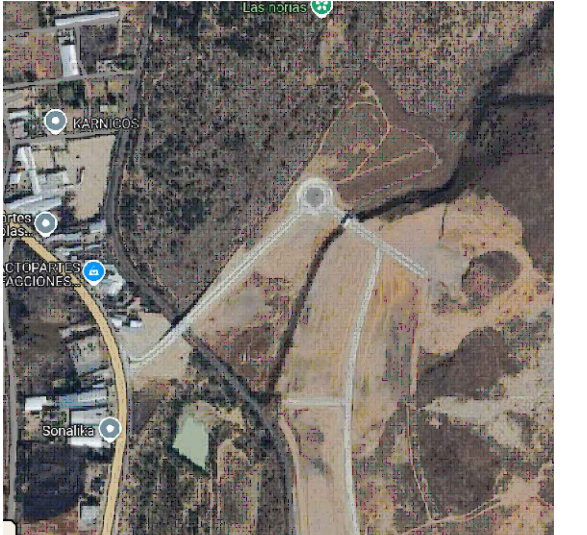

NOTAS:

AUTORIZACIÓN:

Mtro. David Miguel Zamora Bueno
Secretario de Infraestructura y Obra Pública del Estado de Jalisco

Mtro. Joel Iván Zúñiga Godálvez
Director General de Proyectos de Ingeniería

DATOS GENERALES

Localización: -

Municipio: Tepatlán

PROYECTO:

REHABILITACIÓN DEL ÁREA DE CONSULTA DE URGENCIAS Y CIRCULACIONES EN EL HOSPITAL REGIONAL DE TEPATILÁN DE MORELOS, EN EL MUNICIPIO DE TEPATILÁN DE MORELOS, JALISCO

CONTENIDO:

Planta de Albañilería

ESCALA:

Indicada

FECHA:

SEPTIEMBRE 2026


CLAVE DE PLANO:

E-02




Infraestructura y Obra Pública


HOSPITAL REGIONAL TEPATILÁN DE MORELOS SIOP-E-SMAFDR-OB-IP-0770-2026

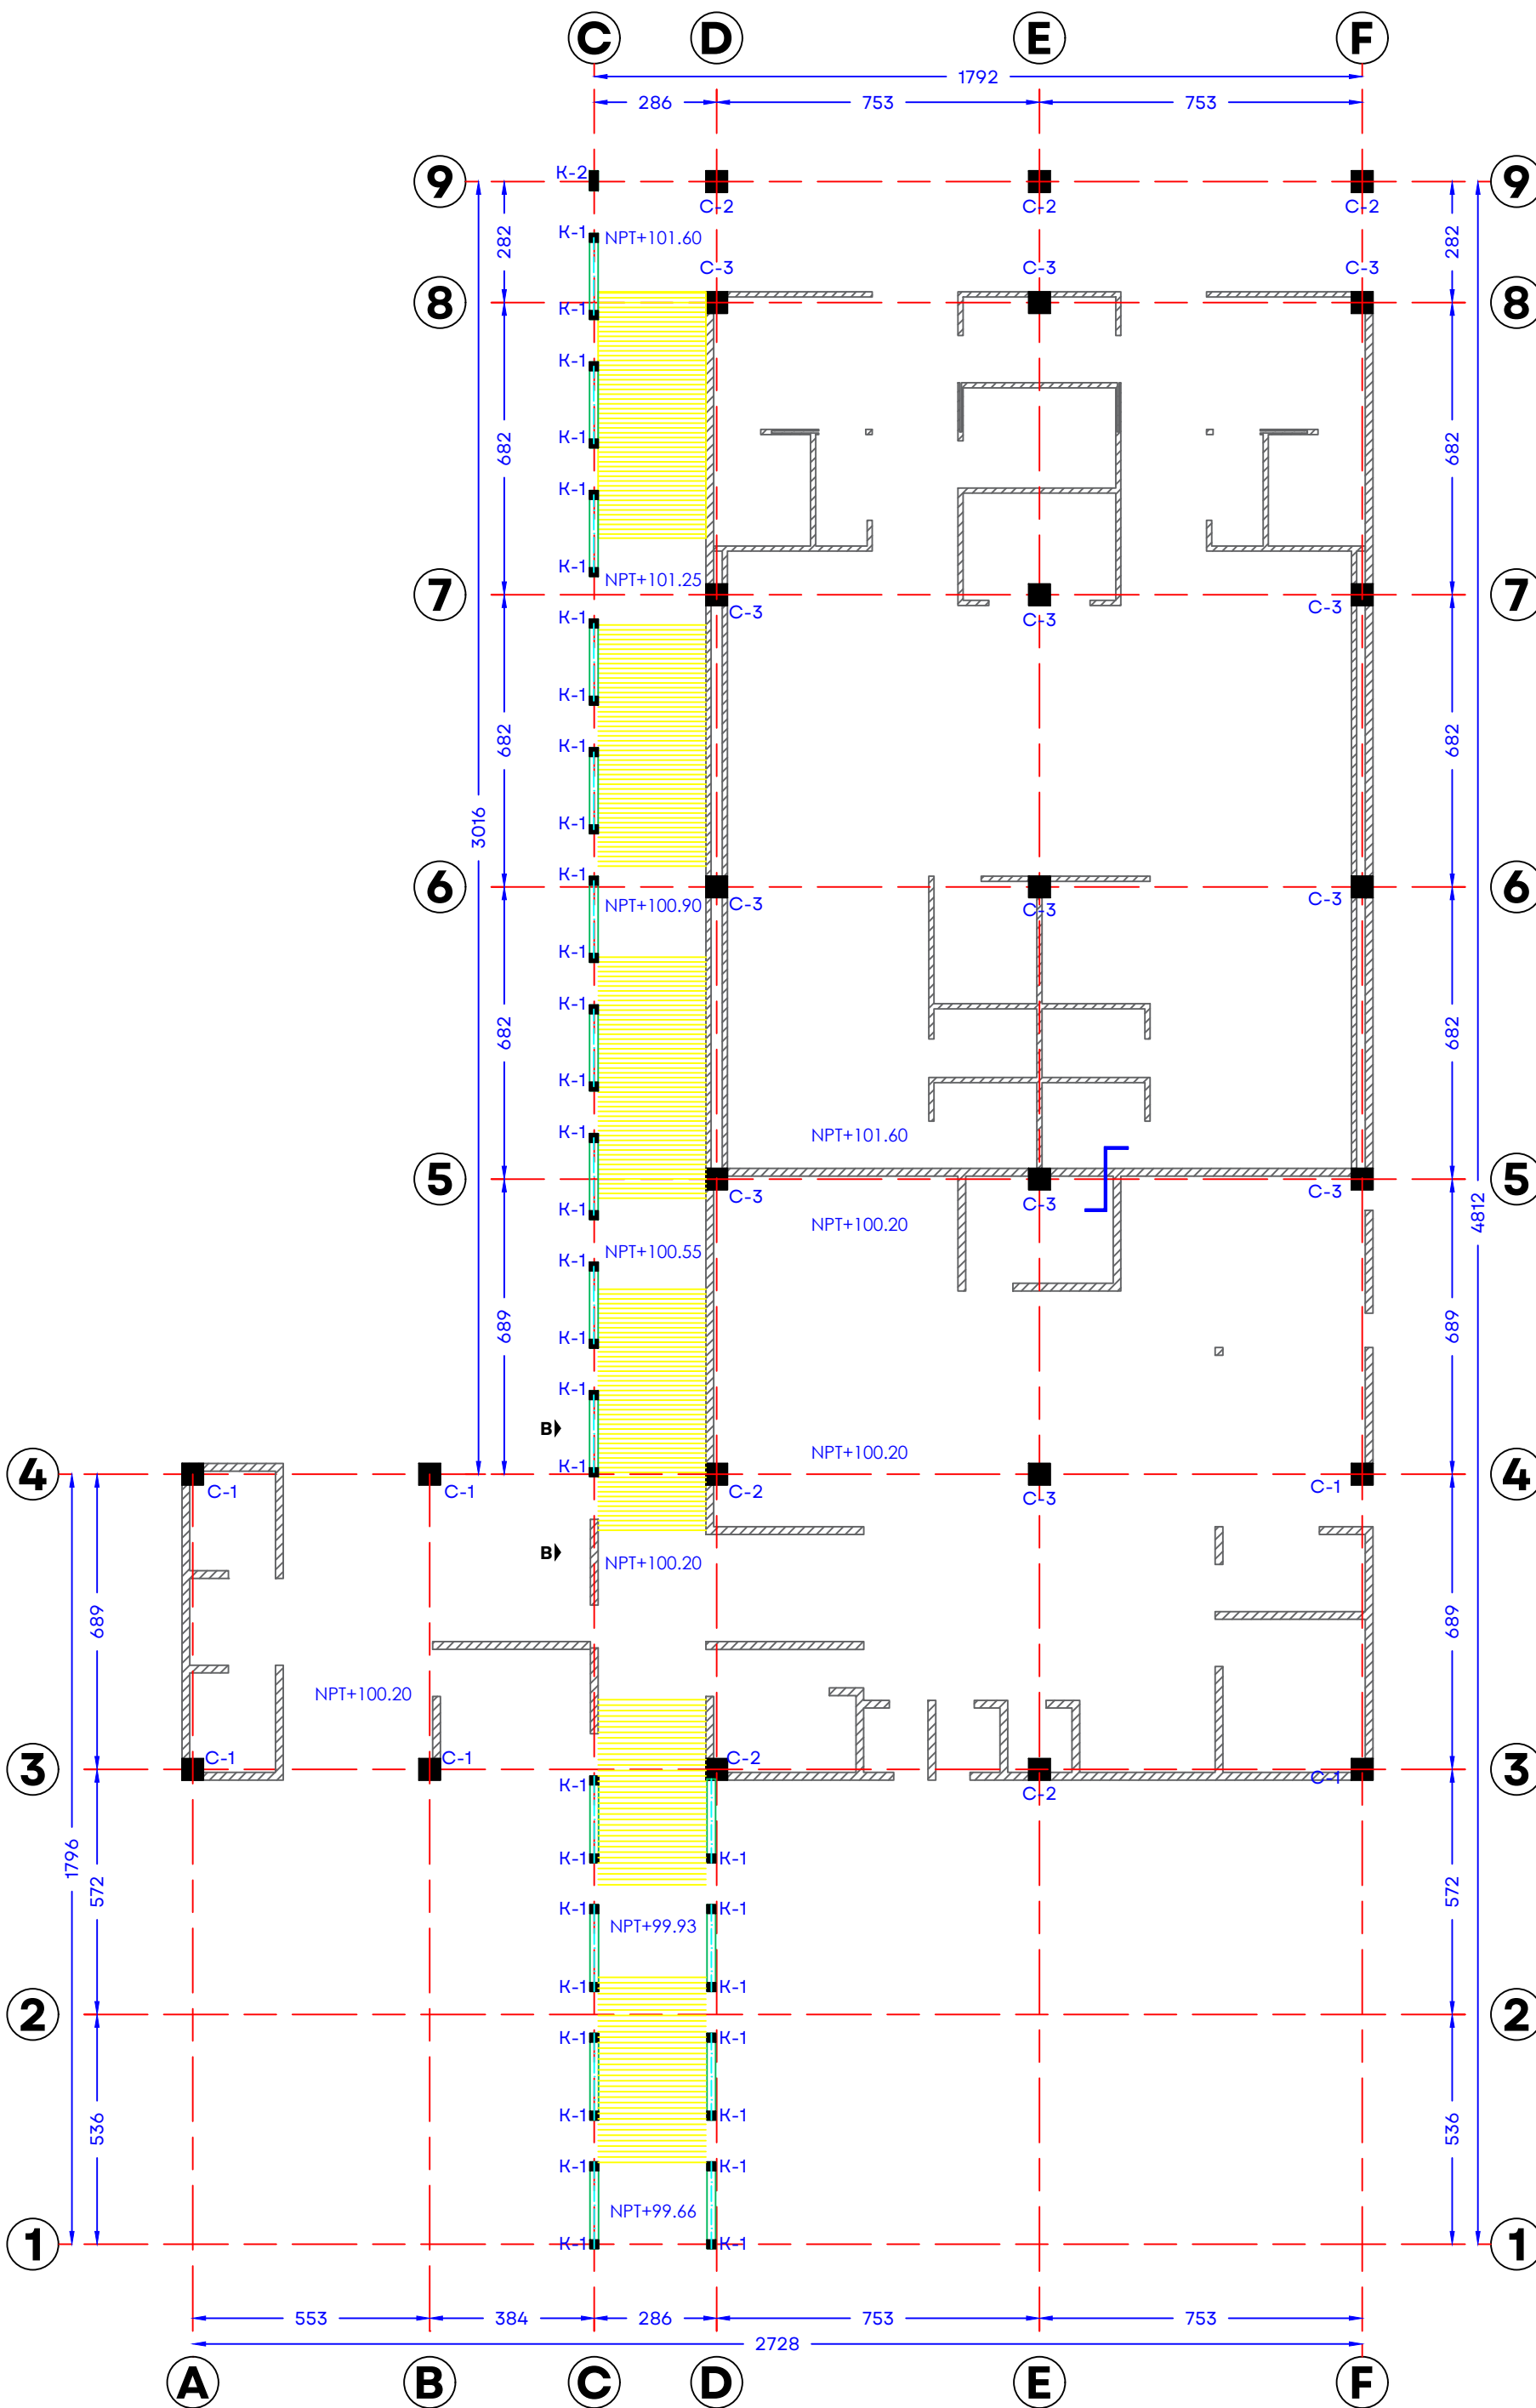


PLANTA DE ALBAÑILERÍA
ESC 1:150
COTAS EN CM

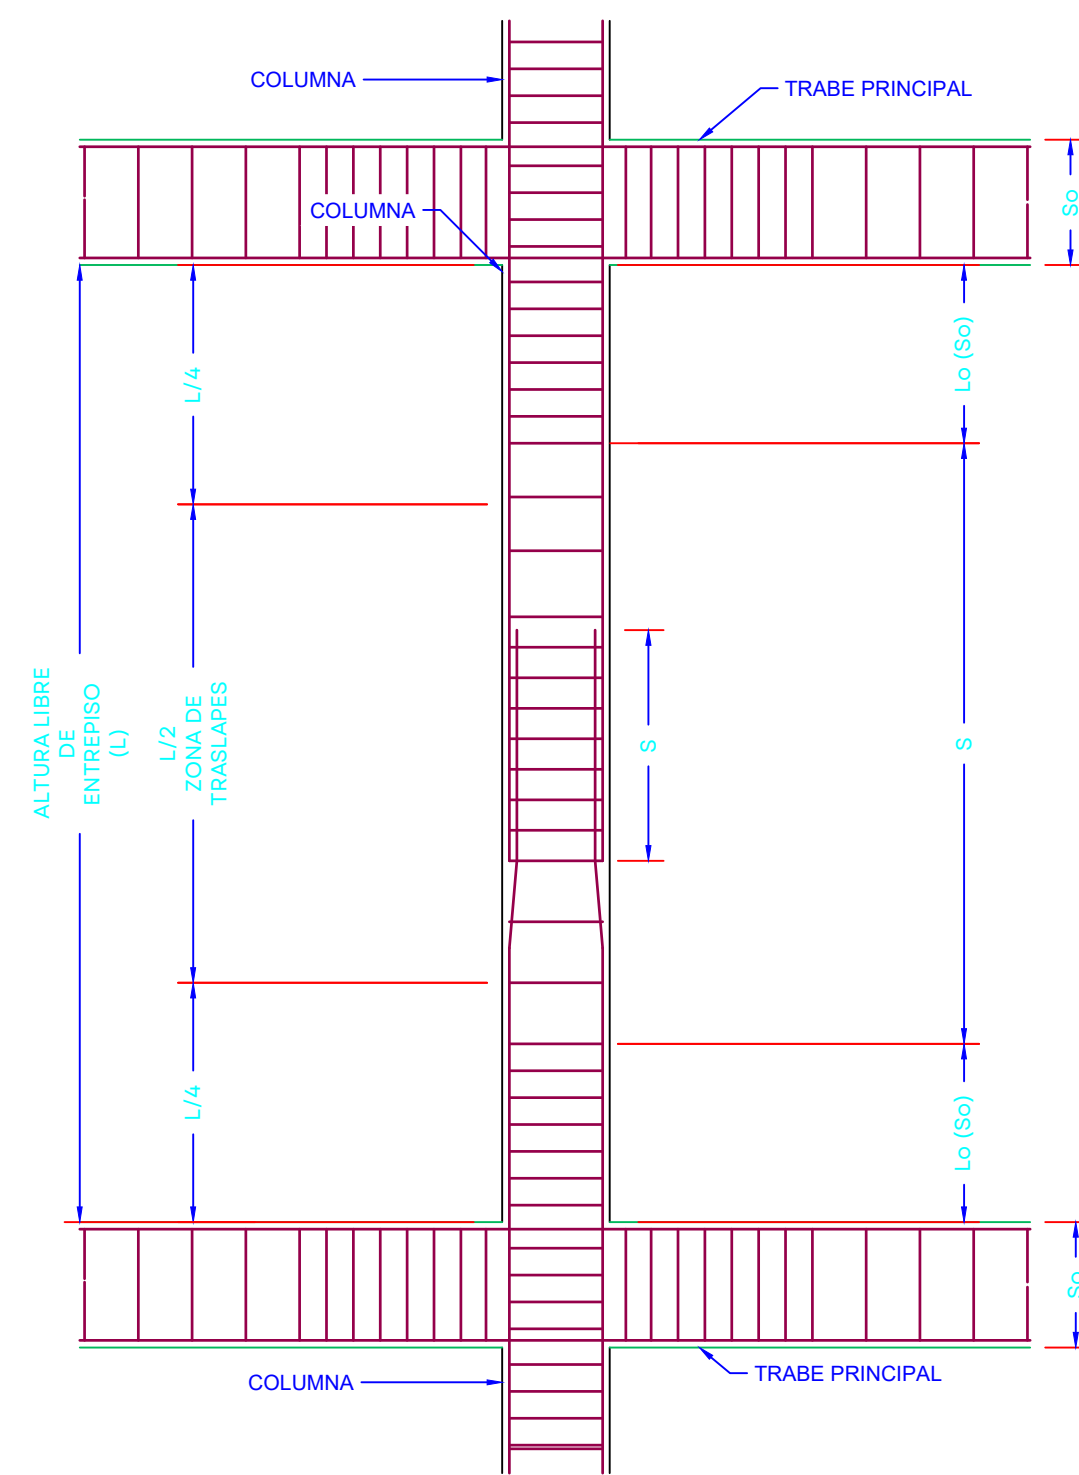


DETALLE TIPO DE ESTRIBAJE Y TRASLAPE EN COLUMNAS
ESC 1:10
COTAS EN CM

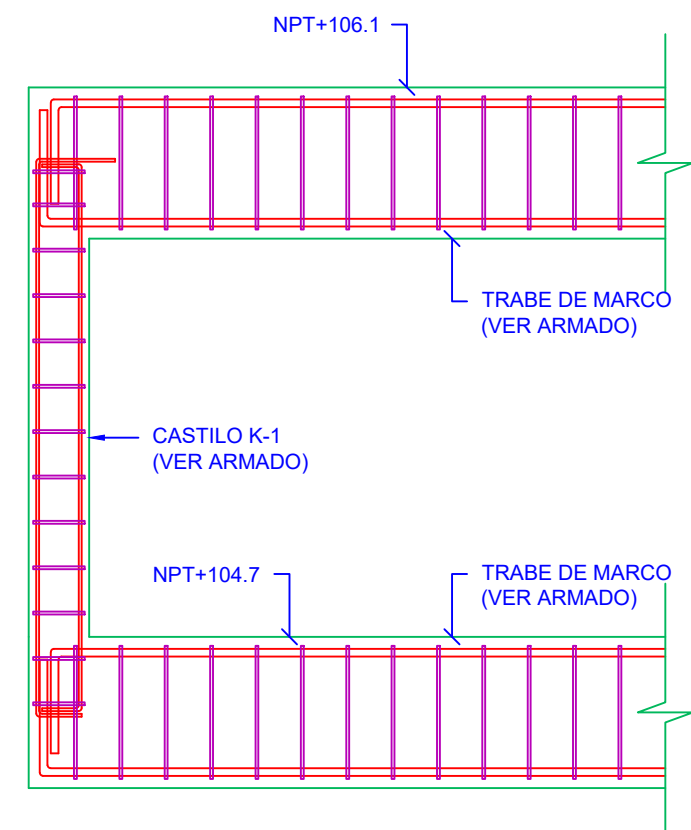


SECCIÓN B-B
ESC 1:25
COTAS EN CM

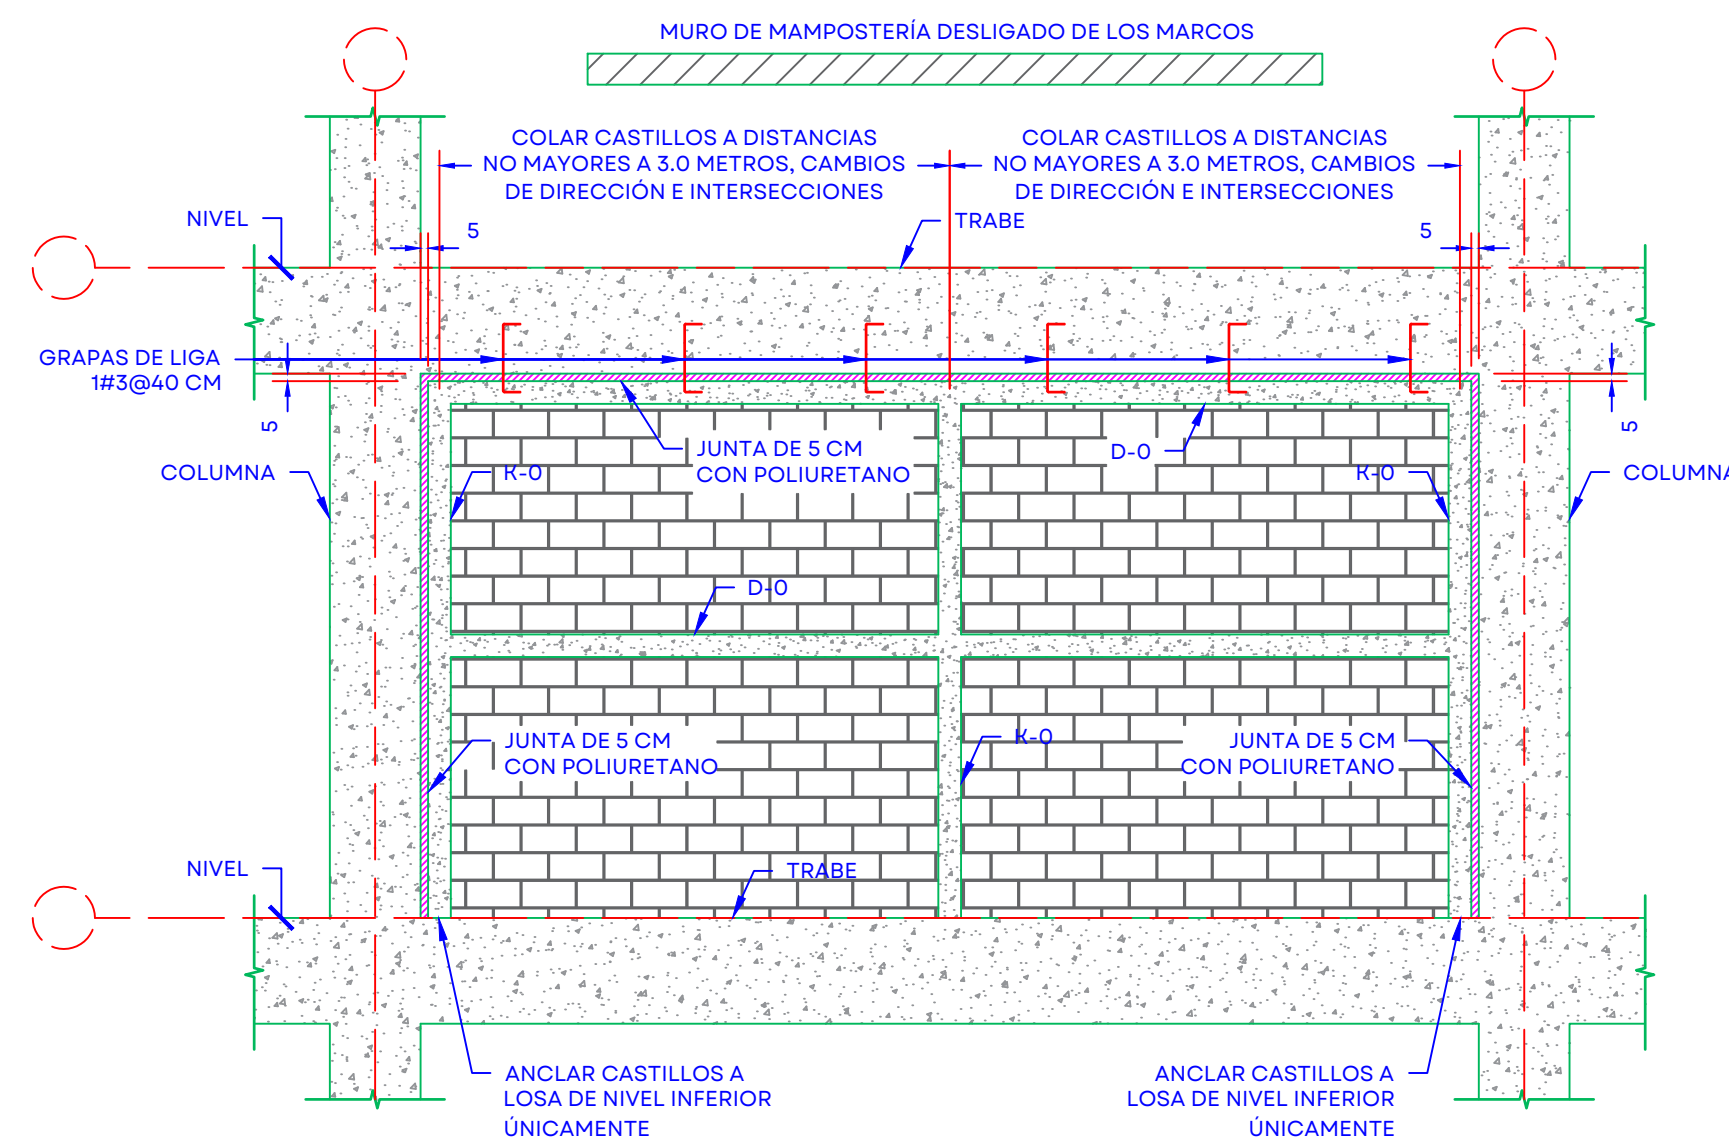


DETALLE DE UNIÓN DE MAMPOSTERÍA TAPÓN CON MARCOS DE CONCRETO
ESC 1:50
COTAS EN CM

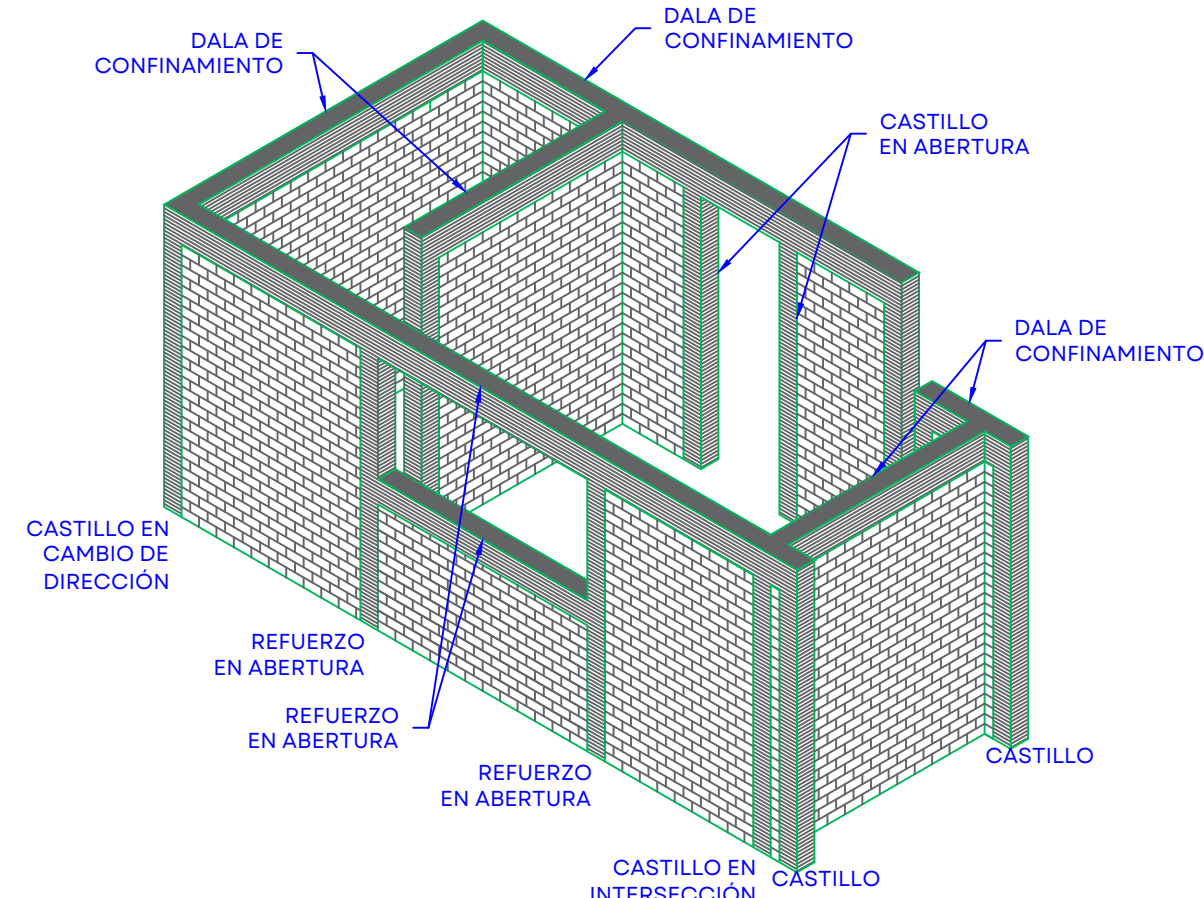


ISOMÉTRICO PARA CONFINAMIENTO DE MAMPOSTERÍA
SIN ESCALA

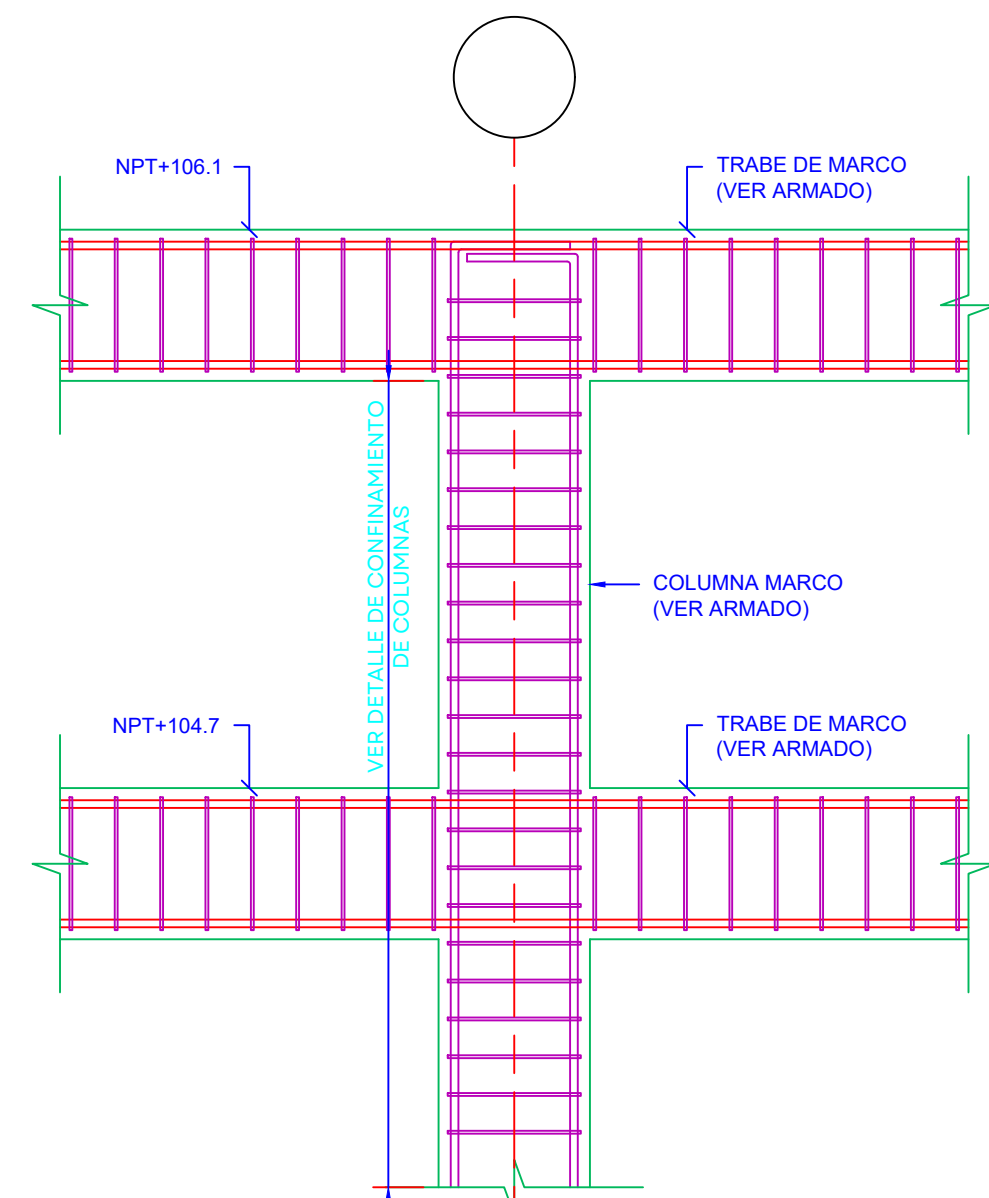


ALZADO DE COLUMNA DE MARCO POR EL EJE 5
ESC 1:25
COTAS EN CM

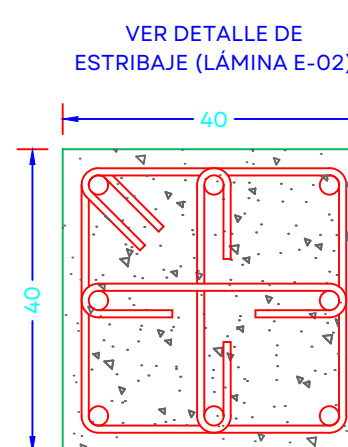


COLUMNA C-1
ESC. 1:10
COTAS EN CM

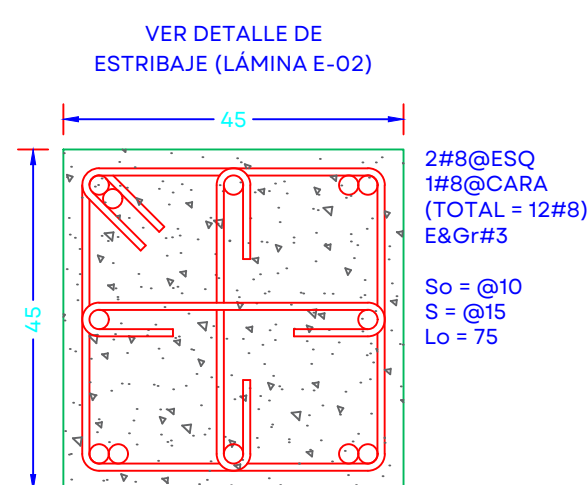


COLUMNA C-2
ESC. 1:10
COTAS EN CM

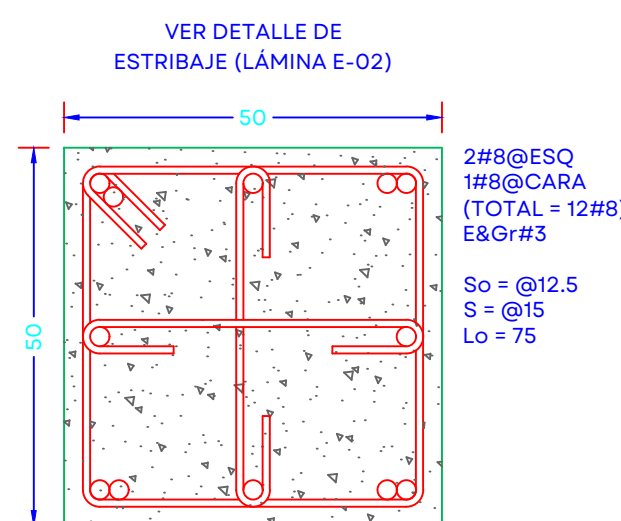


COLUMNA C-3
ESC. 1:10
COTAS EN CM

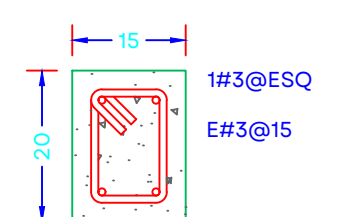


CASTILLO K-0
ESC. 1:10
COTAS EN CM

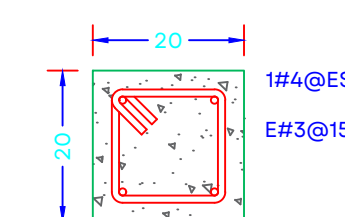

CASTILLO K-1
ESC. 1:10
COTAS EN CM

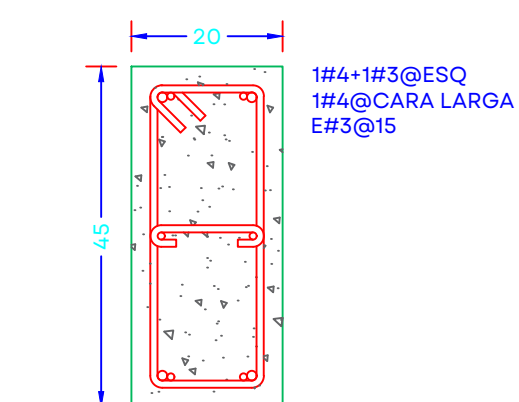


CASTILLO K-2
ESC. 1:10
COTAS EN CM

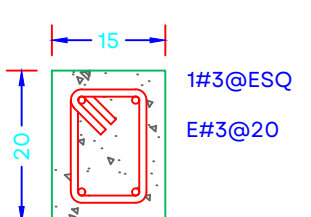

DALA D-0
ESC. 1:10
COTAS EN CM




DALA D-1
ESC. 1:10
COTAS EN CM

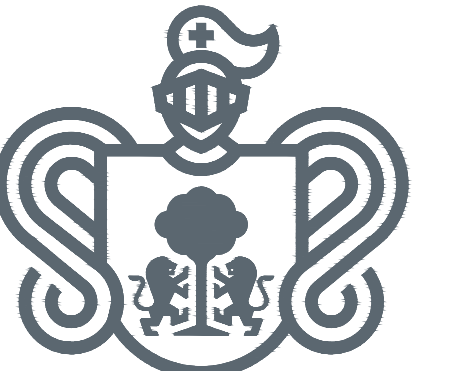

JALISCO
GOBIERNO DEL ESTADO

UBICACIÓN

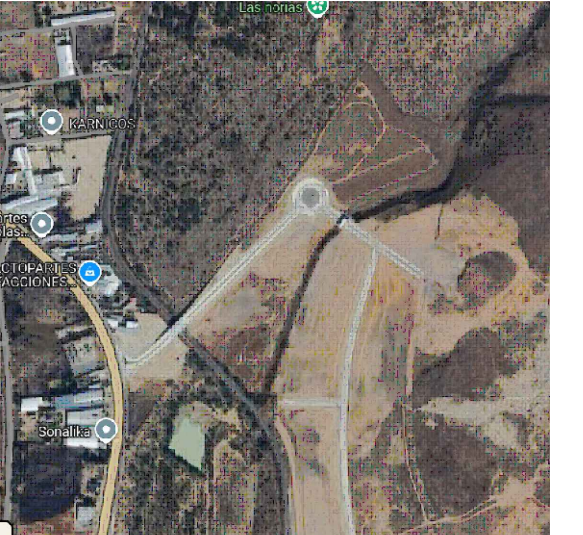

NOTAS:

AUTORIZACIÓN:

Mtro. David Miguel Zamora Bueno
Secretario de Infraestructura y Obra Pública del Estado de Jalisco

Mtro. Joel Iván Zúñiga Gosalvez
Director General de Proyectos de Ingeniería

DATOS GENERALES

Localización: -

Municipio: Tepatlán

PROYECTO:

REHABILITACIÓN DEL ÁREA DE CONSULTA DE URGENCIAS Y CIRCULACIONES EN EL HOSPITAL REGIONAL DE TEPATILÁN DE MORELOS, EN EL MUNICIPIO DE TEPATILÁN DE MORELOS, JALISCO

CONTENIDO:

Planta Azotea

ESCALA:

Indicada

FECHA:

SEPTIEMBRE 2026



CLAVE DE PLANO:

E-03




Infraestructura
y Obra Pública











HOSPITAL REGIONAL TEPATILÁN DE MORELOS SIOP-E-SMAFDR-OB-LP-0770-2026

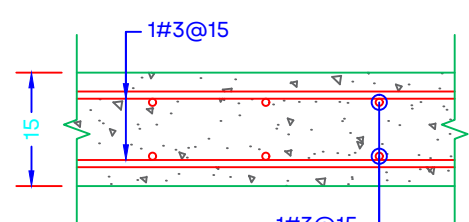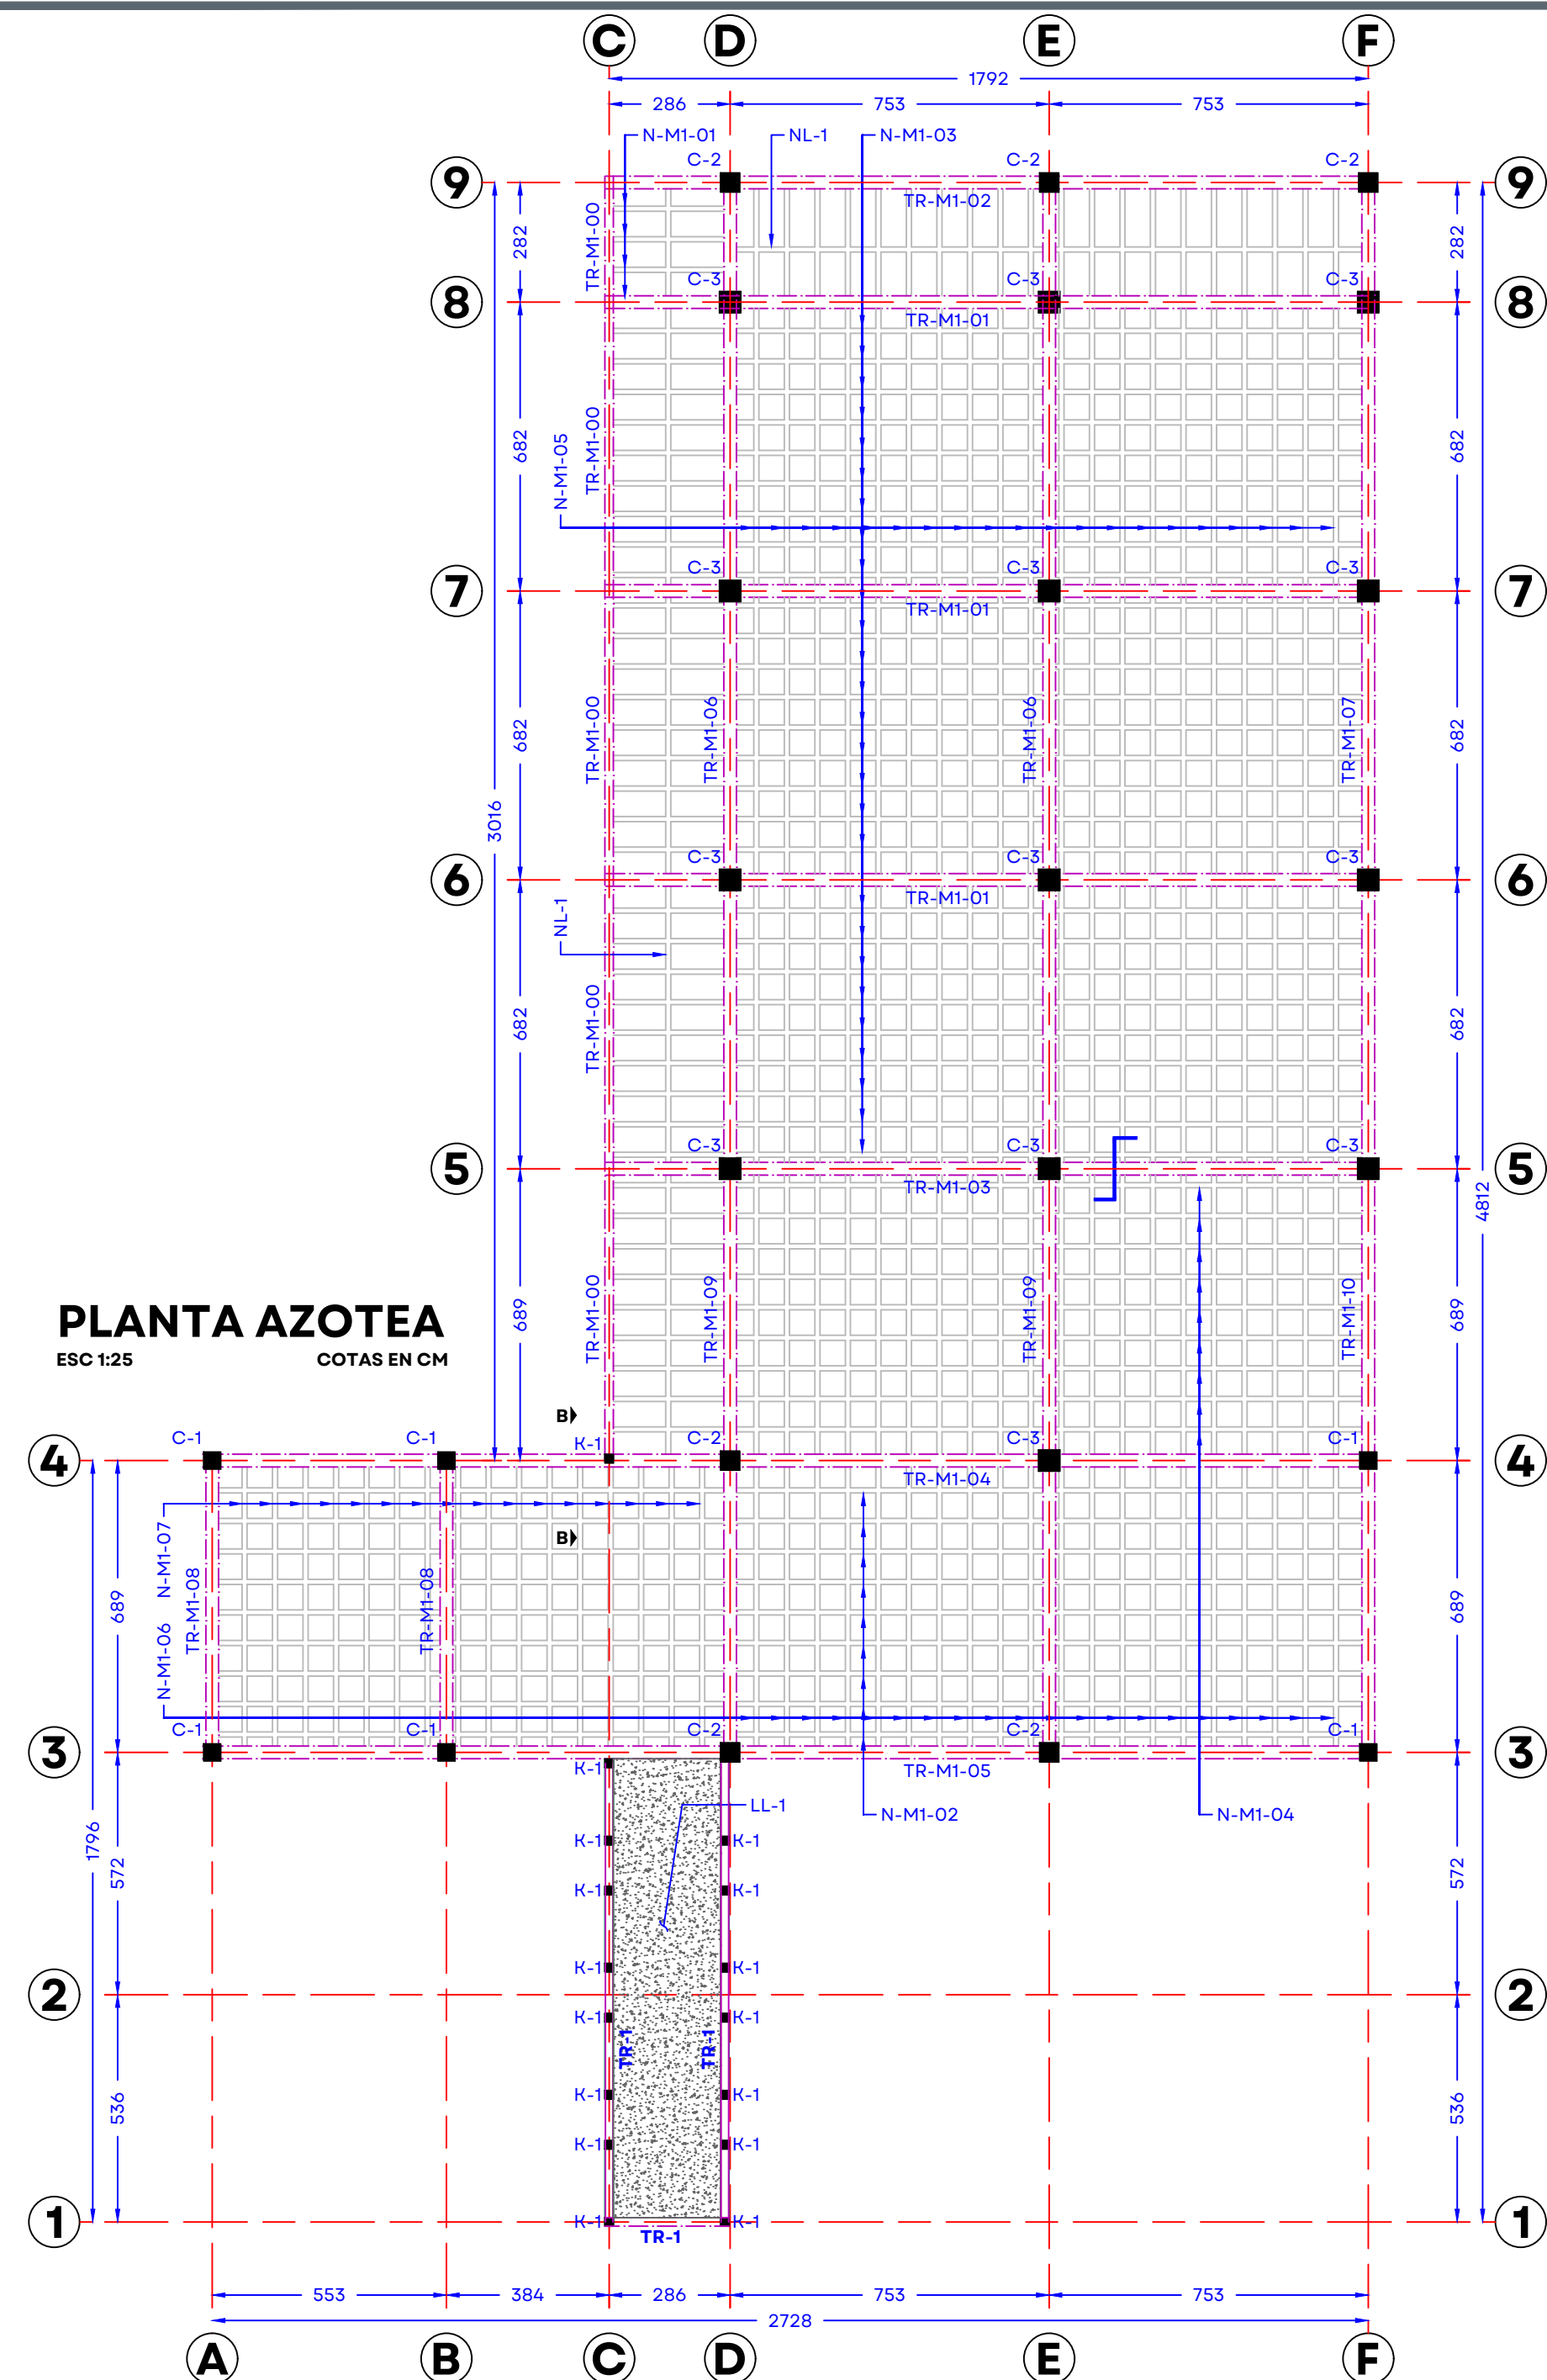









LOSA LLENA LL-1
ESC. 1:10
COTAS EN CM

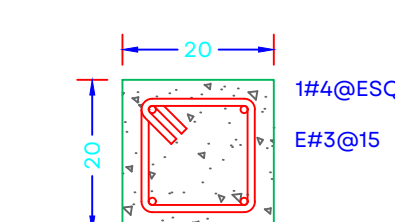



CASTILLO K-1
ESC. 1:10
COTAS EN CM

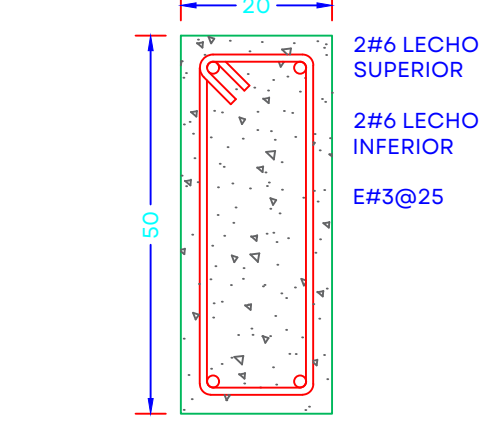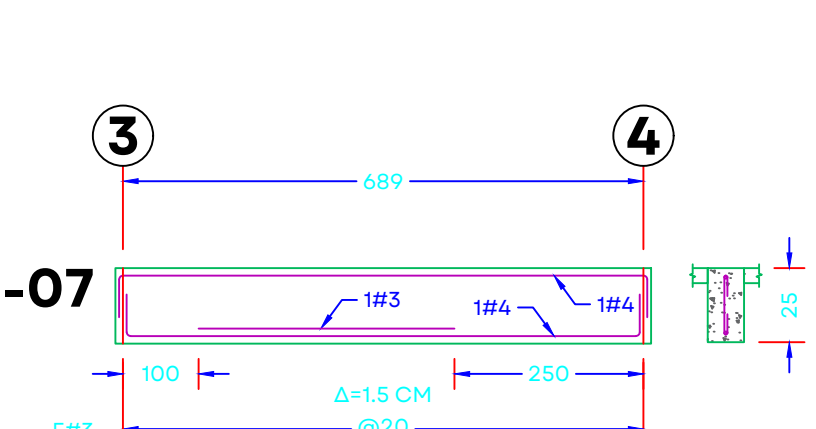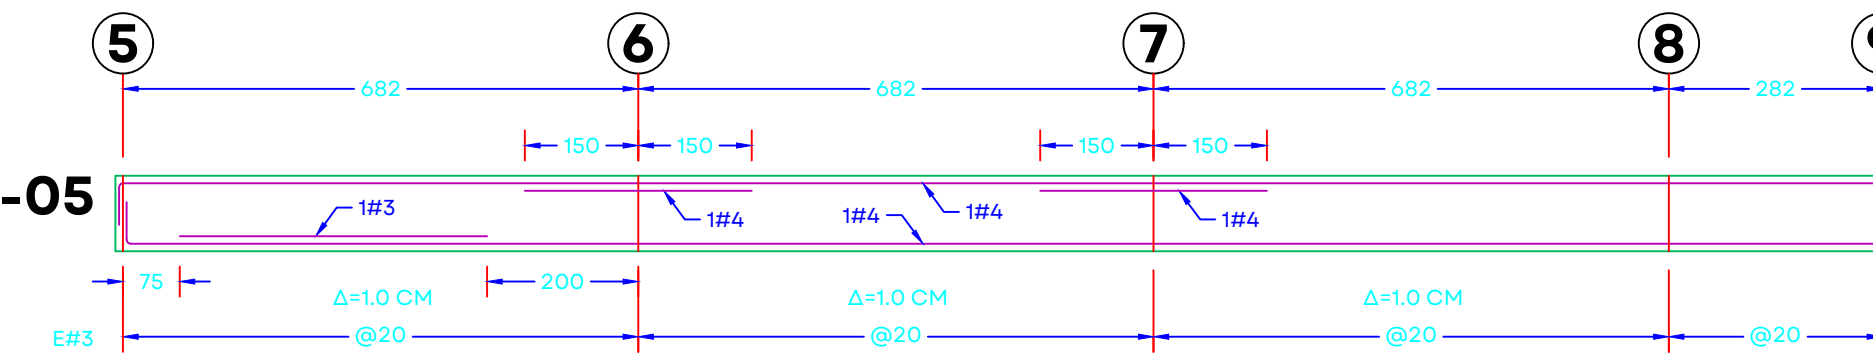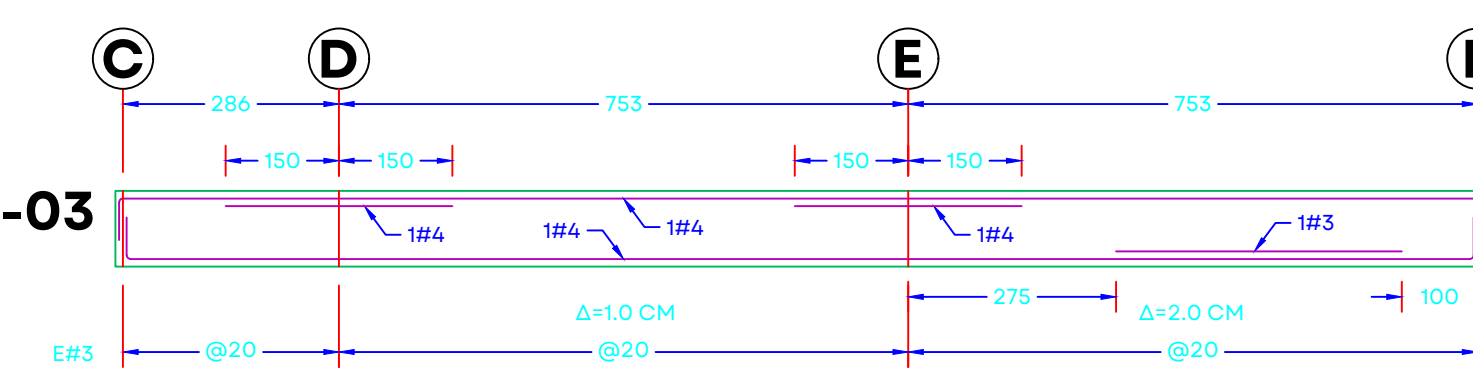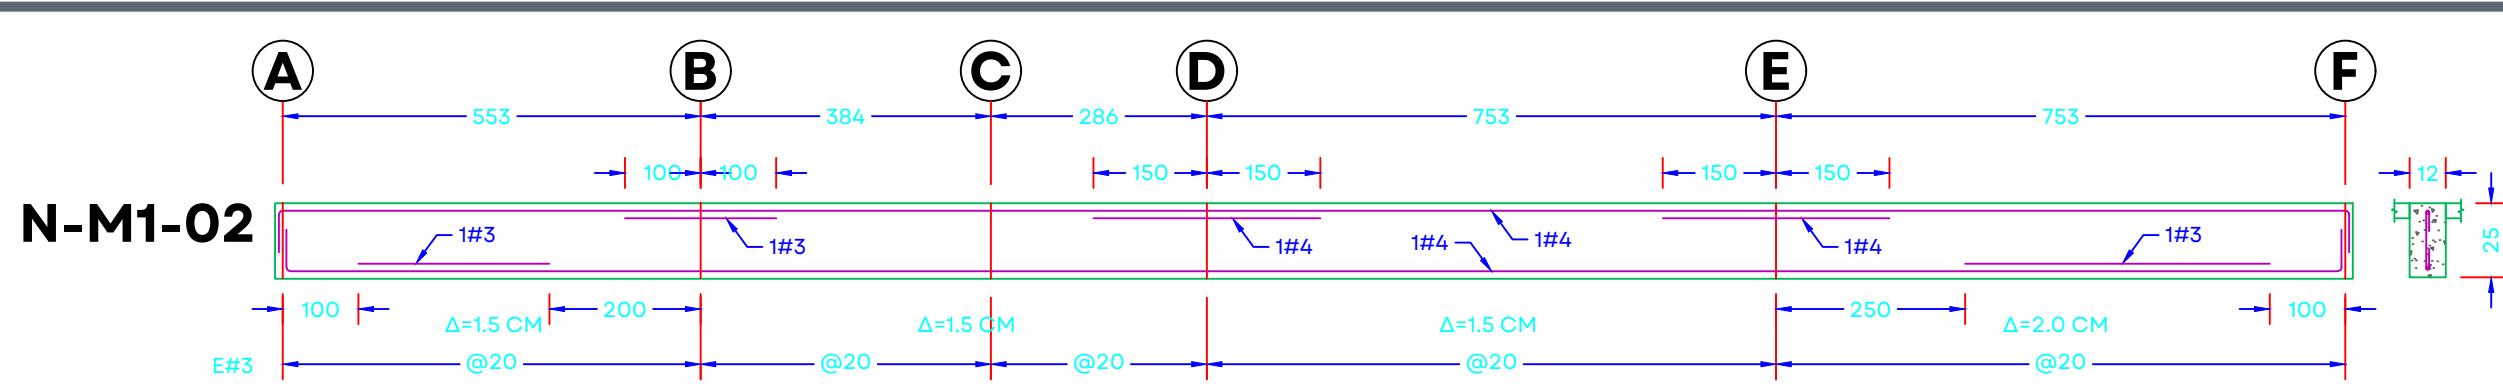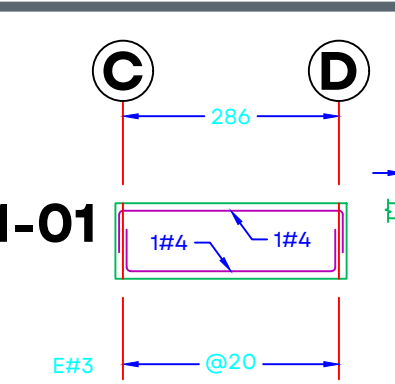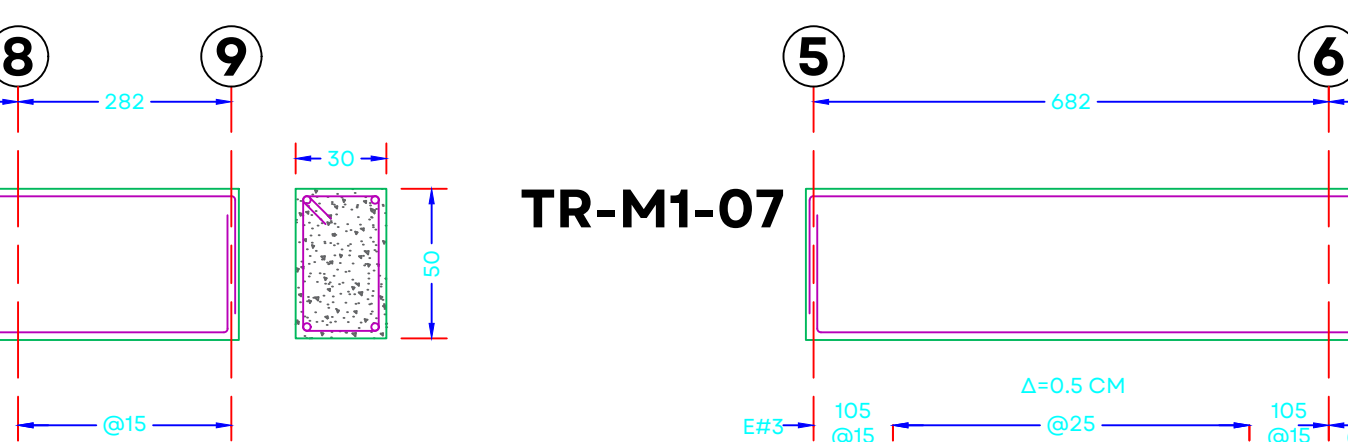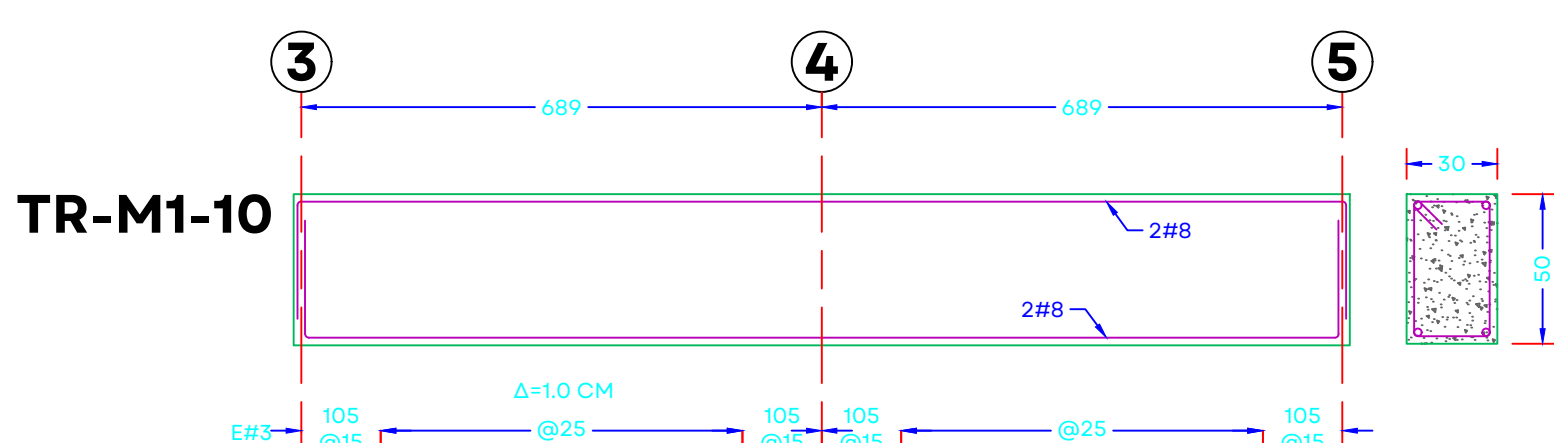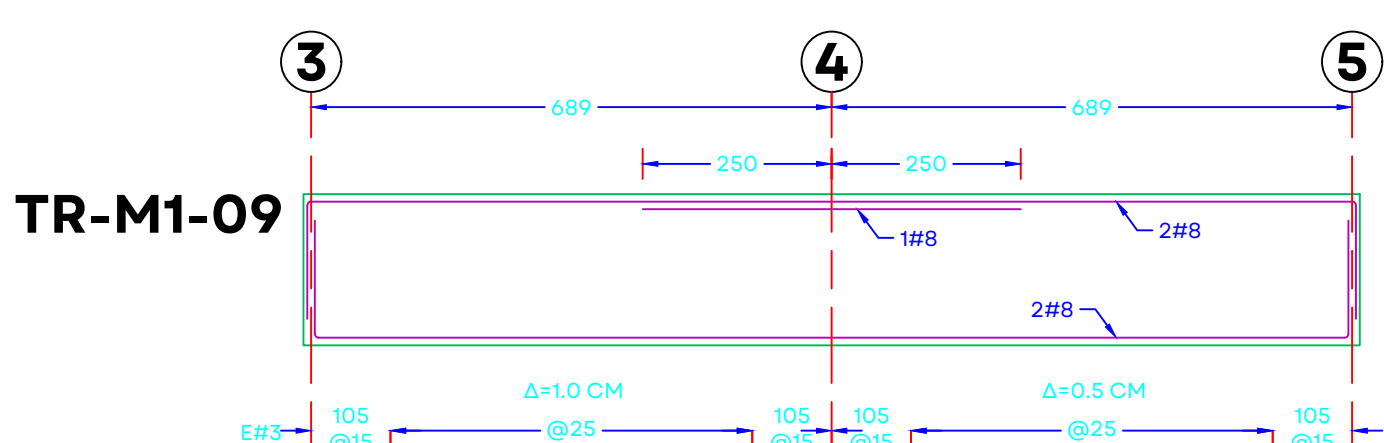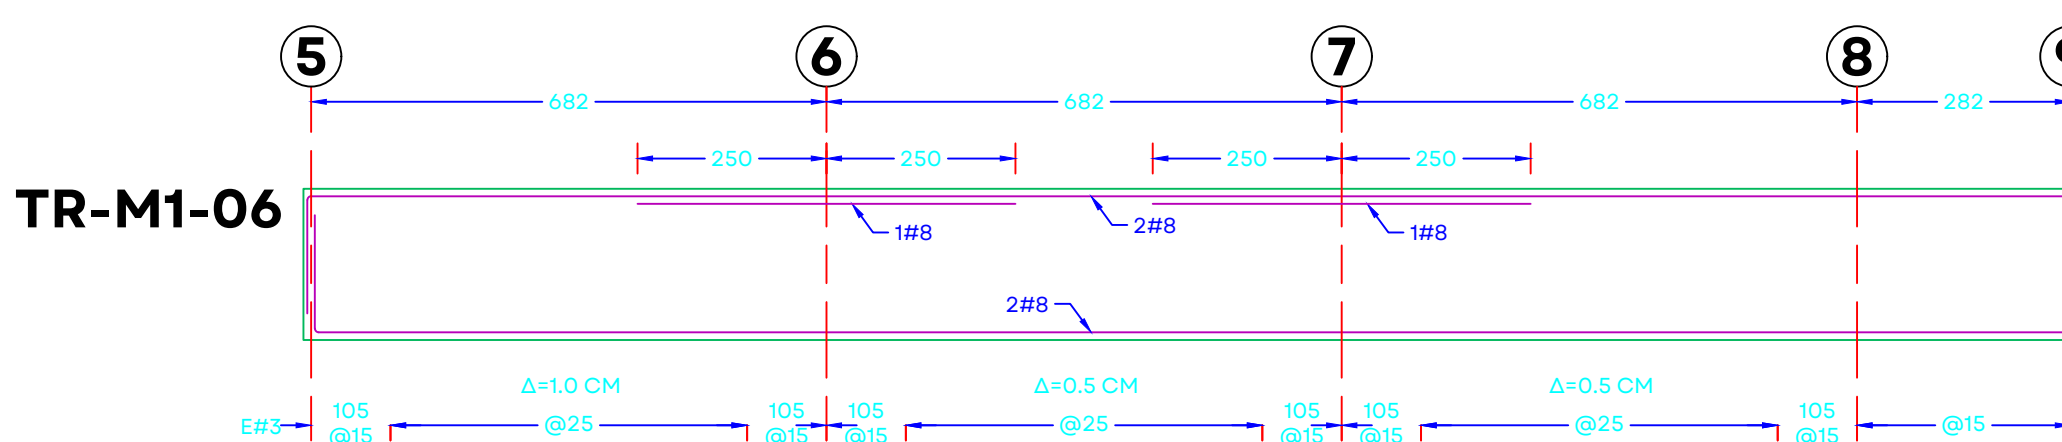


TRABE TR-M1-00
ESC. 1:10
COTAS EN CM

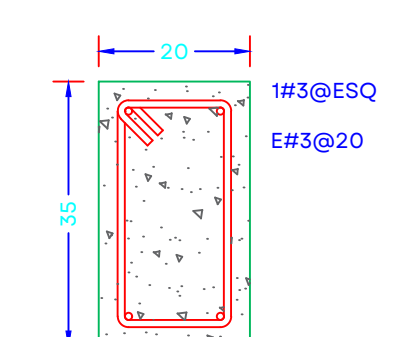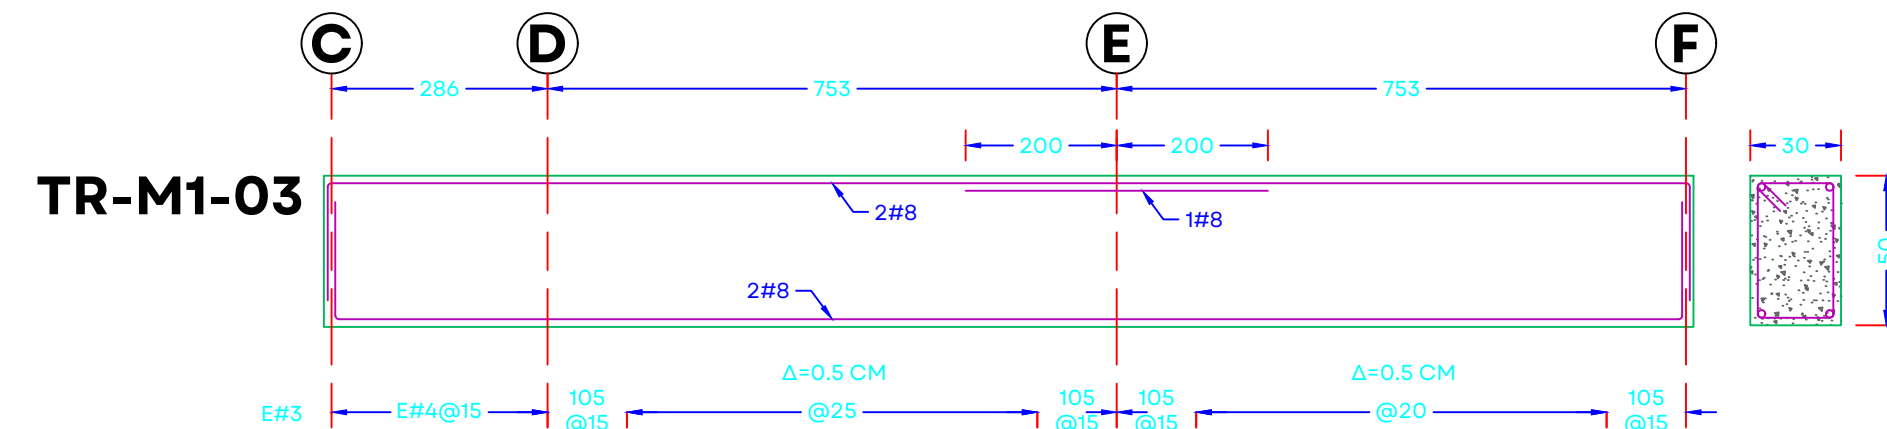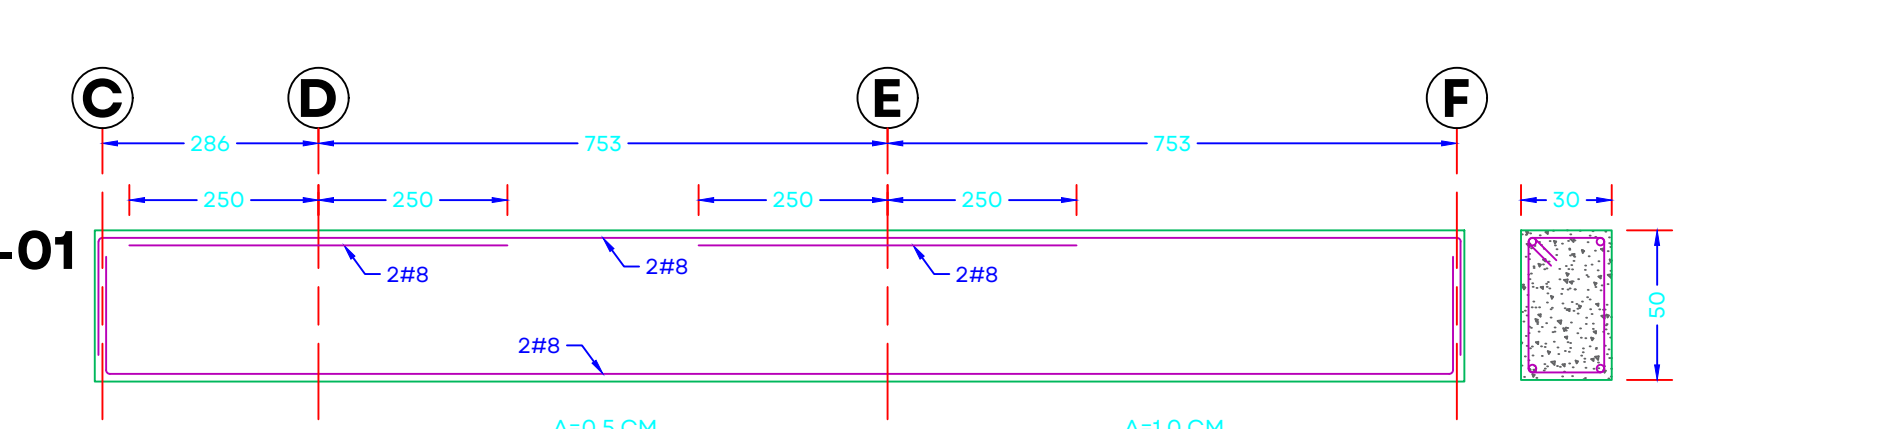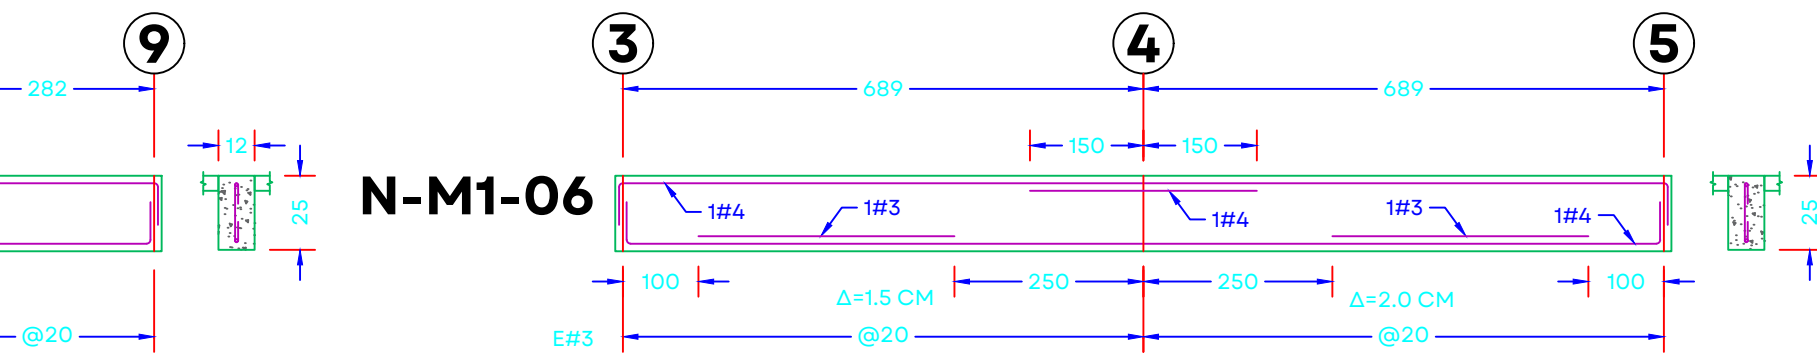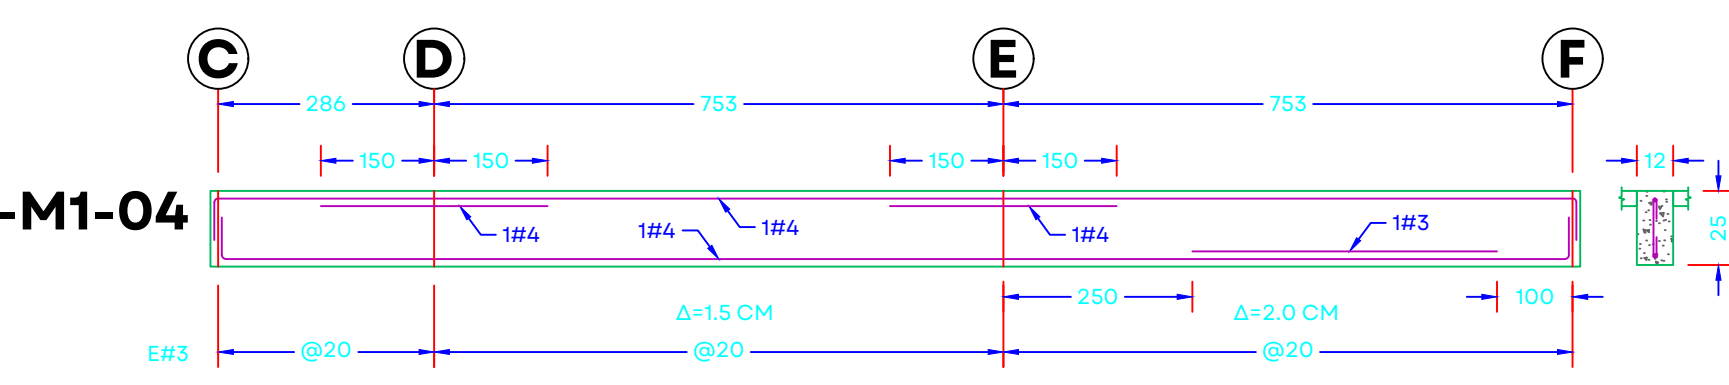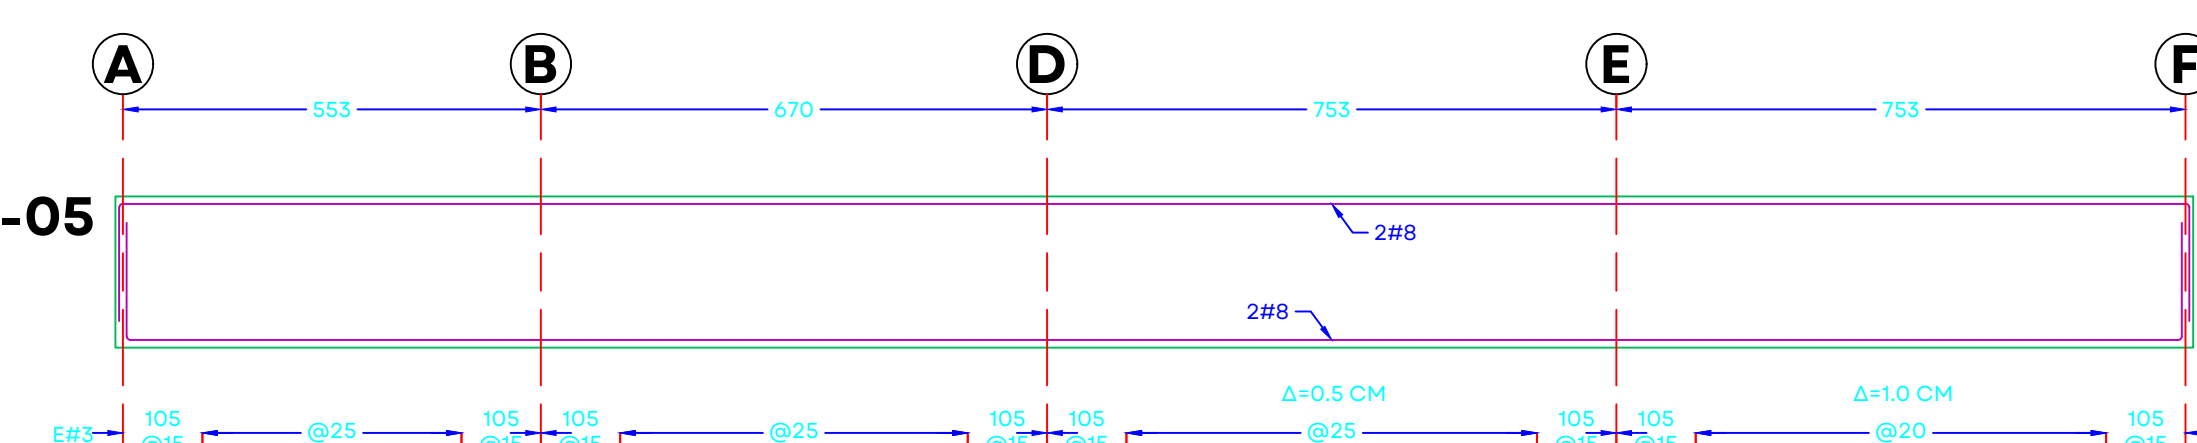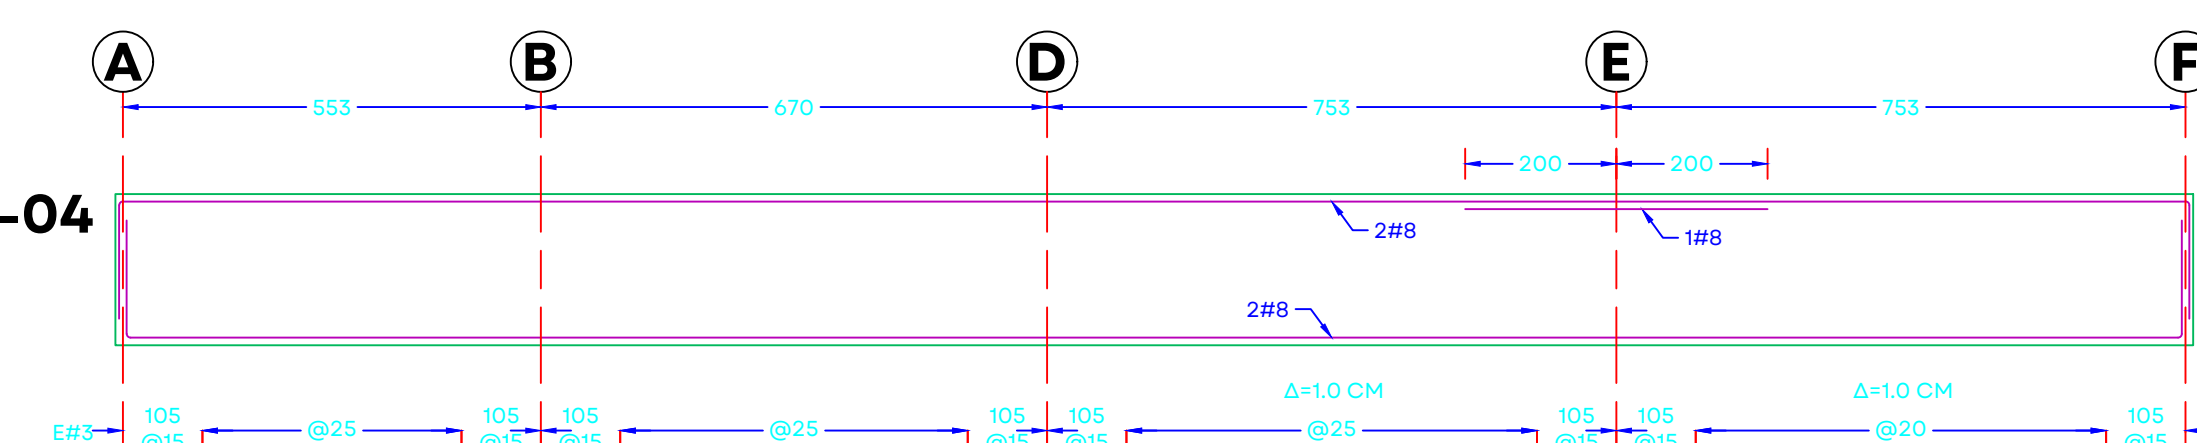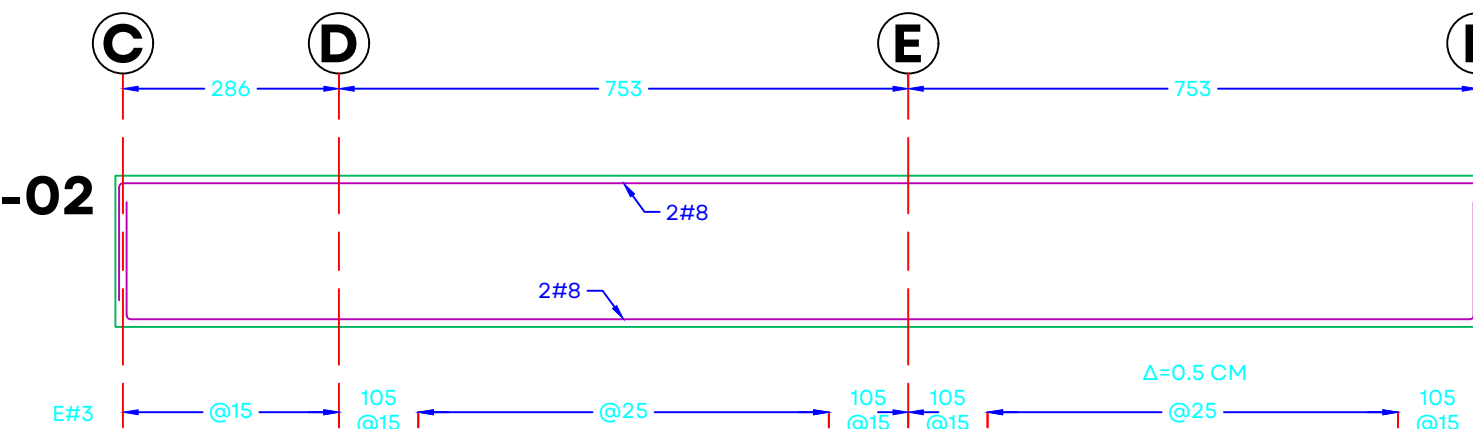


TRABE TR-1
ESC. 1:10
COTAS EN CM

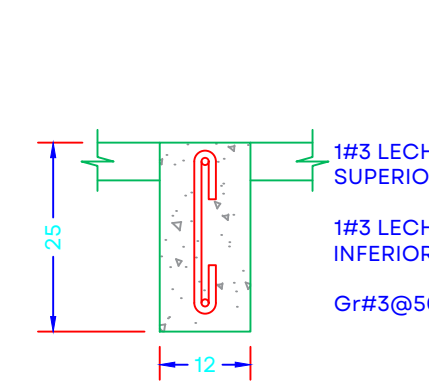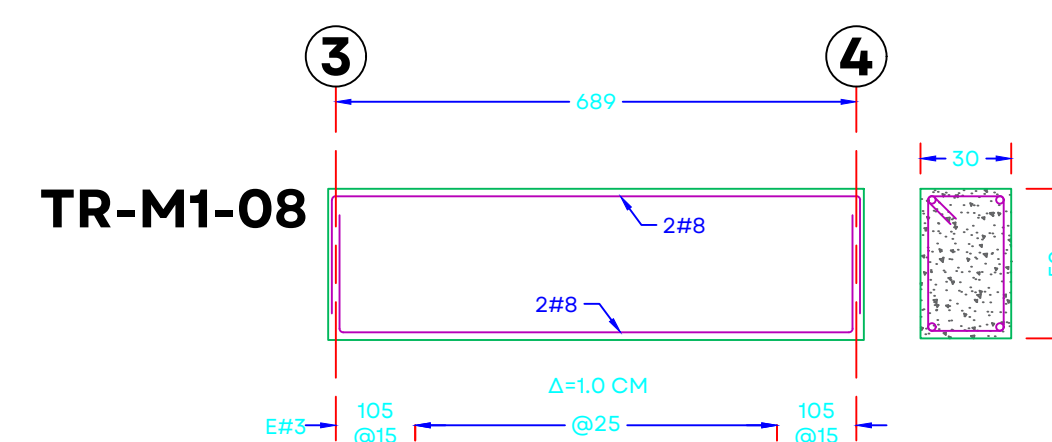

NERVADURA NL-1
ESC. 1:10
COTAS EN CM

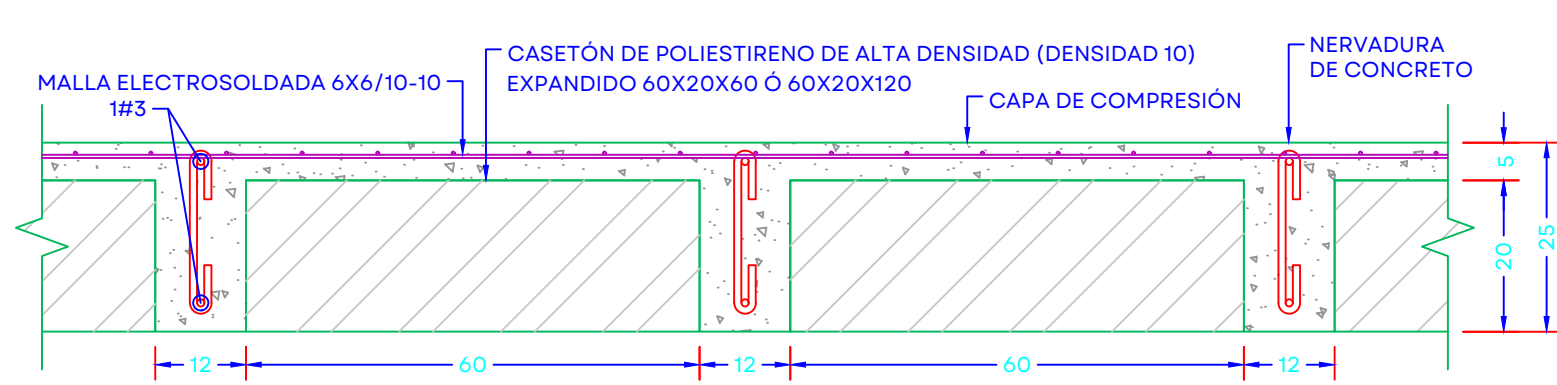

SECCIÓN LOSA NERVADA (H=25, CC=5)
ESC. 1:10
COTAS EN CM

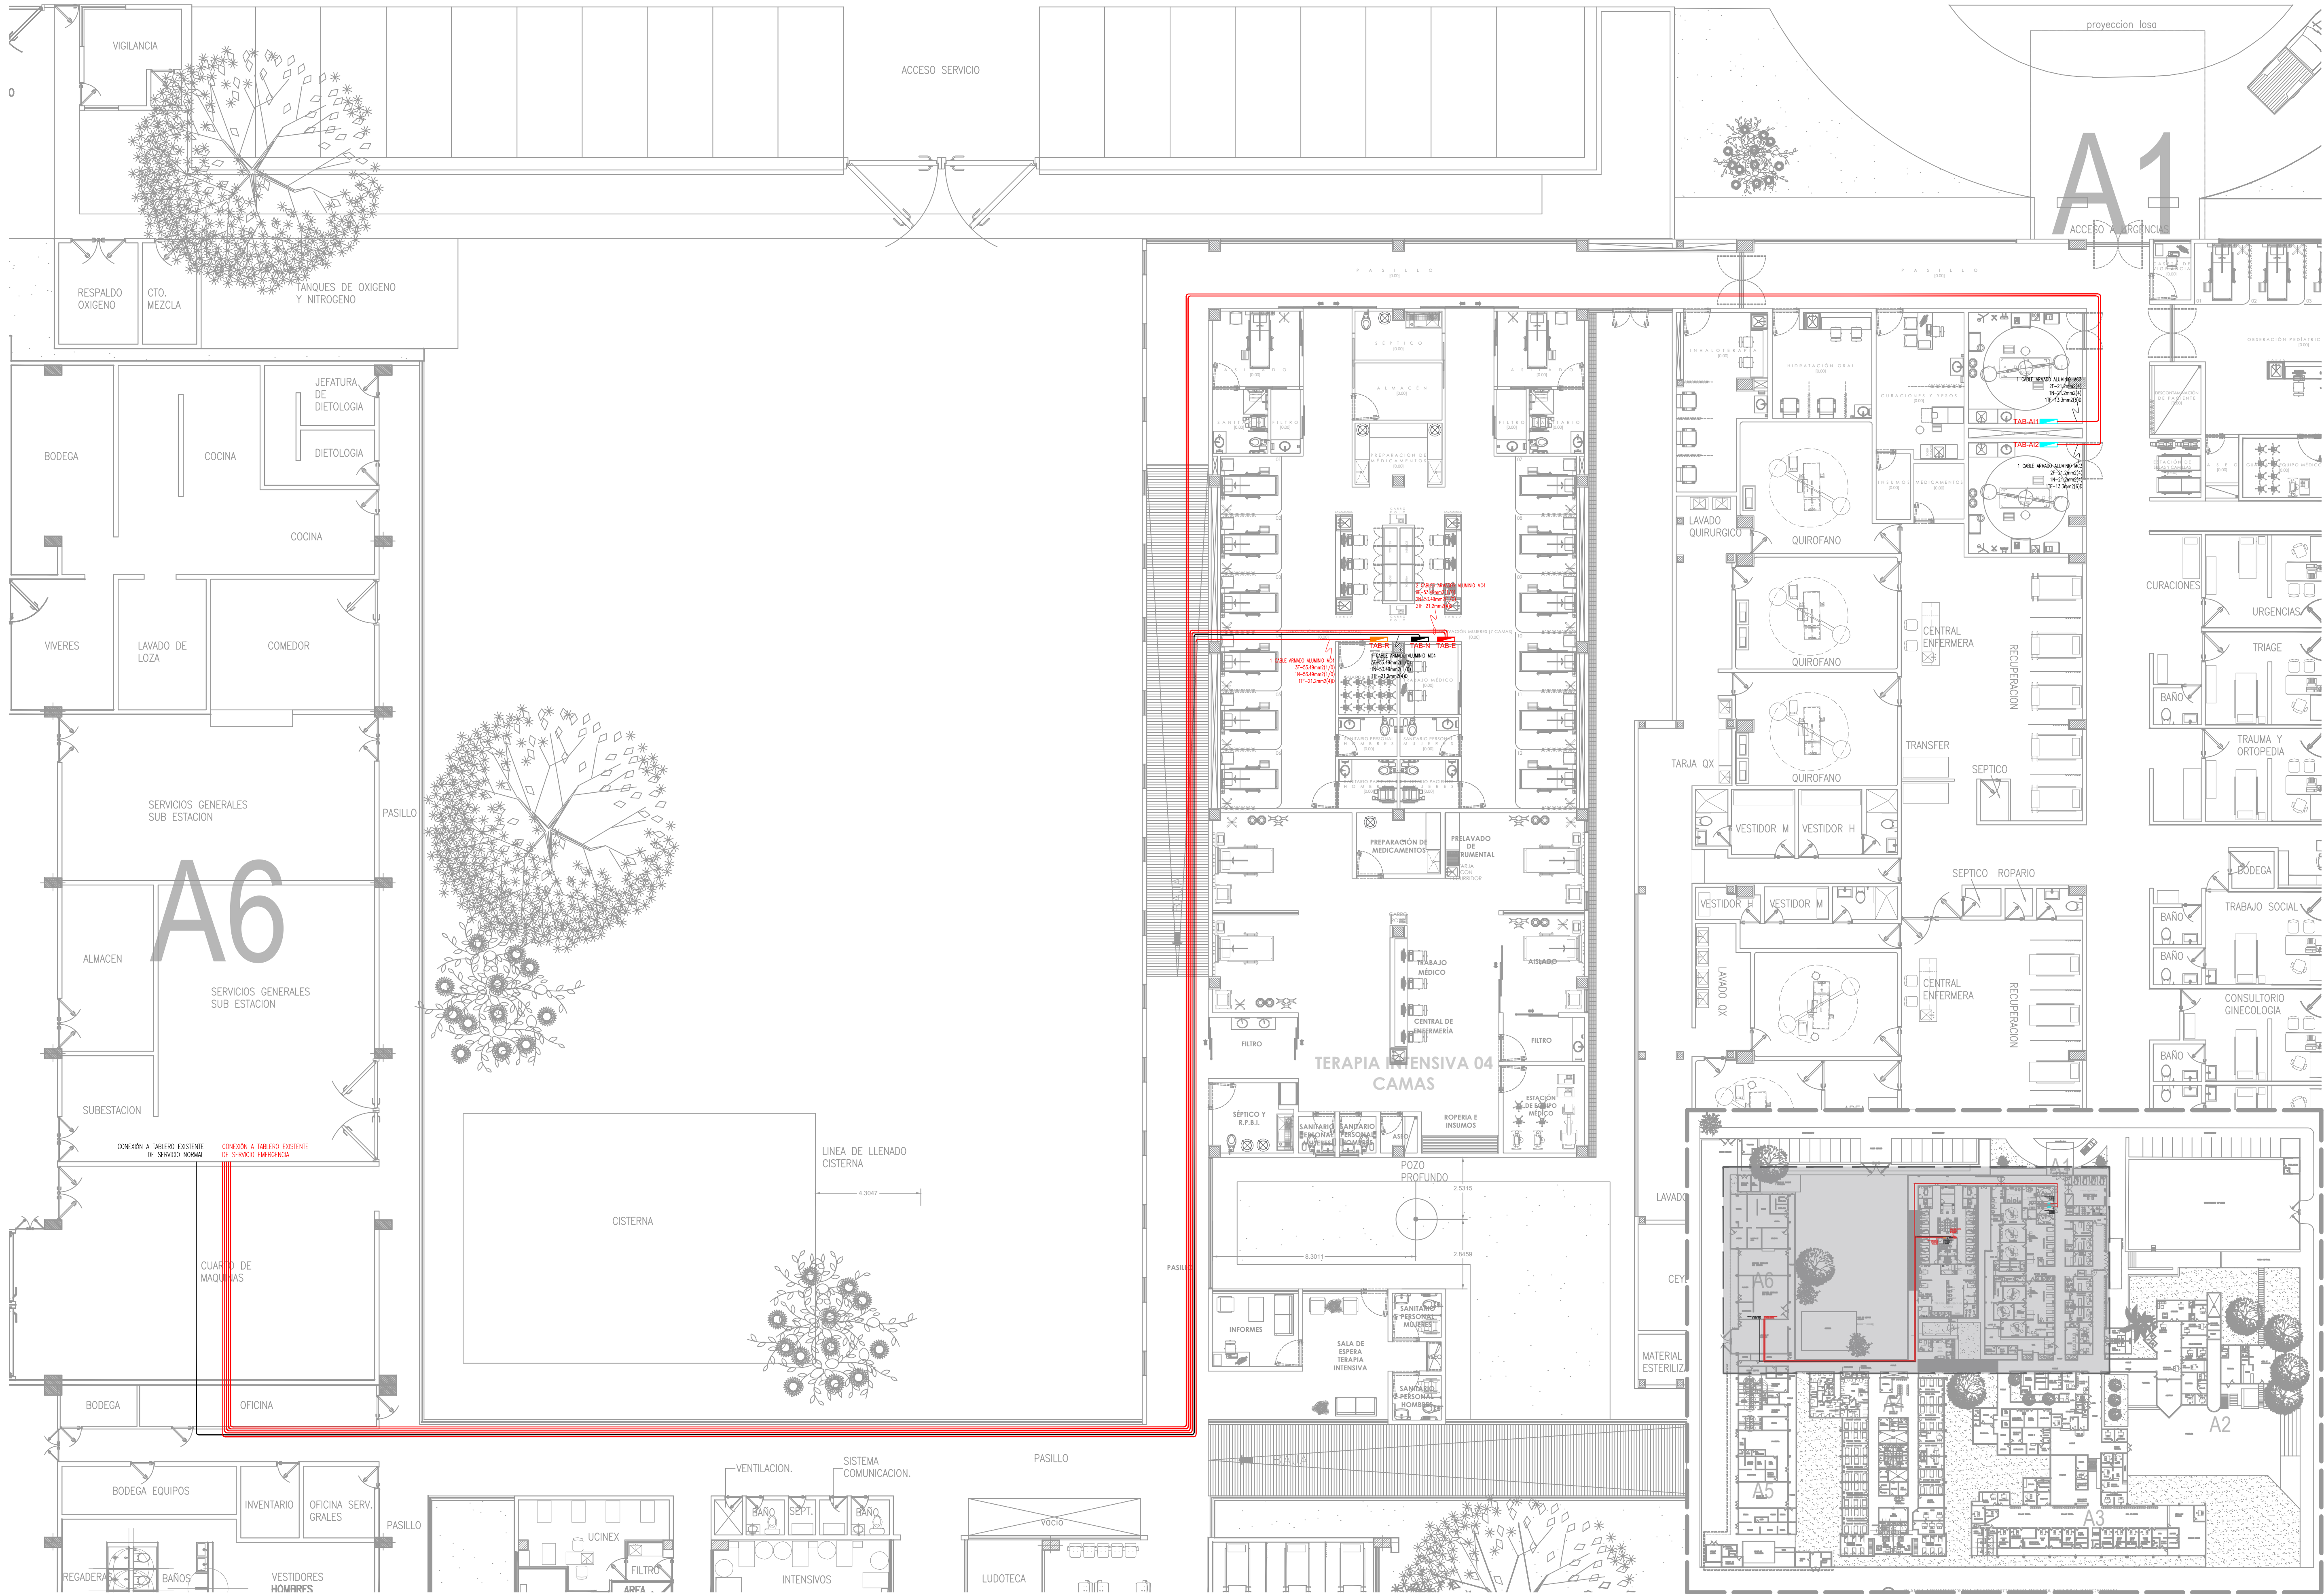

NOTAS:

AUTORIZACIÓN:

Ing. Joel Iván Zúñiga Gosálvez
Director General de Proyectos de Ingeniería

DATOS GENERALES

Localización: Calle Amado Nervo #1025, La Gloria, C.P. 47670, Tepatlán de Morelos.
Municipio: Tepatlán de Morelos, Jal.

PROYECTO:

REHABILITACIÓN DEL ÁREA DE CONSULTA DE URGENCIAS Y CIRCULACIONES EN EL HOSPITAL REGIONAL DE TEPATILÁN DE MORELOS, EN EL MUNICIPIO DE TEPATILÁN DE MORELOS, JALISCO.

CONTENIDO:

INSTALACIÓN ELÉCTRICA ALIMENTADORES

ESCALA:	FECHA:	CLAVE DE PLANO:
INDICADA	SEPTIEMBRE 2026	AL-01



01

TABLERO "R", CONTACTOS REGULADOS

S/E



02

TABLERO "N", SERVICIO NORMAL

S/E



03

TABLERO "E", SERVICIO EMERGENCIA

S/E



JALISCO
GOBIERNO DEL ESTADO



NOTAS:

AUTORIZACIÓN:

Ing. Joel Iván Zuñiga Gosálvez
Director General de Proyectos de Ingeniería

DATOS GENERALES

Localización: Calle Amado Nervo #1025, La Gloria, C.P. 47670, Tepetitlán de Morelos.
Municipio: Tepetitlán de Morelos, Jal.

PROYECTO:

REHABILITACIÓN DEL ÁREA DE CONSULTA DE URGENCIAS Y CIRCULACIONES EN EL HOSPITAL REGIONAL DE TEPATITLÁN DE MORELOS, EN EL MUNICIPIO DE TEPATITLÁN DE MORELOS, JALISCO.

CONTENIDO:

CUADROS DE CARGA

ESCALA:

INDICADA

FECHA:

SEPTIEMBRE 2026

CLAVE DE PLANO:

AL-02



Infraestructura
y Obra Pública

HOSPITAL REGIONAL TEPATITLÁN DE MORELOS SIOP-E-SMAFDR-OB-LP-0770-2026



NOTAS:

AUTORIZACIÓN:

Ing. Joel Iván Zuñiga Gosalvez
Director General de Proyectos de Ingeniería

DATOS GENERALES

Localización: Calle Amado Nervo #1025, La Gloria, C.P. 47670, Tepatlilán de Morelos.
Municipio: Tepatlilán de Morelos, Jal.

PROYECTO:

REHABILITACIÓN DEL ÁREA DE CONSULTA DE URGENCIAS Y CIRCULACIONES EN EL HOSPITAL REGIONAL DE TEPATILÁN DE MORELOS, EN EL MUNICIPIO DE TEPATILÁN DE MORELOS, JALISCO.

CONTENIDO:

DIAGRAMAS UNIFILARES

ESCALA:

INDICADA

FECHA:

SEPTIEMBRE 2026

CLAVE DE PLANO:

AL-03



CONEXIÓN A TABLERO EXISTENTE SERVICIO EMERGENCIA

CTL	MATERIAL	FASE mm2 (AWG/km)	NEUTRO mm2 (AWG/km)	TIERRA FASEA mm2 (AWG)	TUBO Ø(mm)	LÍNEA m	CONDUCTOR AMP.	CABLE DE TENSION	WATTS INSTALADOS
19/20A	1.3	CORRE 2-3.31(12)	---	1-3.31(12)	3/4"TM	65	12.38	2.38	2,451
19/20A	2	CORRE 1-5.28(10)	1-5.28(10)	1-3.31(12)	3/4"TM	60	5.67	2.04	648
19/20A	5	CORRE 1-5.28(10)	1-5.28(10)	1-3.31(12)	3/4"TM	60	7.60	2.41	889
19/20A	4	CORRE 1-5.28(10)	1-5.28(10)	1-3.31(12)	3/4"TM	64	5.67	2.17	648
19/20A	7	CORRE 1-5.28(10)	1-5.28(10)	1-3.31(12)	3/4"TM	70	4.95	2.08	568
19/20A	6	CORRE 1-3.31(12)	1-3.31(12)	1-3.31(12)	3/4"TM	30	5.67	1.62	648
19/20A	9	CORRE 1-3.31(12)	1-3.31(12)	1-3.31(12)	3/4"TM	45	6.29	2.69	719
19/20A	8	CORRE 1-3.31(12)	1-3.31(12)	1-3.31(12)	3/4"TM	18	5.67	0.67	648
19/20A	11	CORRE 1-3.31(12)	1-3.31(12)	1-3.31(12)	3/4"TM	32	4.31	1.89	719
19/20A	10	CORRE 1-3.31(12)	1-3.31(12)	1-3.31(12)	3/4"TM	17	5.67	0.82	648
19/20A	13	CORRE 1-3.31(12)	1-3.31(12)	1-3.31(12)	3/4"TM	24	6.36	2.77	978
19/20A	12	CORRE 1-3.31(12)	1-3.31(12)	1-3.31(12)	3/4"TM	21	5.67	1.13	648
19/20A	15	CORRE 1-3.31(12)	1-3.31(12)	1-3.31(12)	3/4"TM	30	3.15	0.90	360
19/20A	14	CORRE 1-3.31(12)	1-3.31(12)	1-3.31(12)	3/4"TM	28	5.67	1.51	648
19/20A	17	CORRE 1-3.31(12)	1-3.31(12)	1-3.31(12)	3/4"TM	28	10.88	2.89	1,242
19/20A	16	CORRE 1-3.31(12)	1-3.31(12)	1-3.31(12)	3/4"TM	23	5.67	1.24	648
19/20A	21	CORRE 1-3.31(12)	1-3.31(12)	1-3.31(12)	3/4"TM	24	10.88	2.48	1,242
19/20A	18	CORRE 1-3.31(12)	1-3.31(12)	1-3.31(12)	3/4"TM	20	5.67	1.08	648
19/20A	19	CORRE 1-3.31(12)	1-3.31(12)	1-3.31(12)	3/4"TM	22	8.16	1.71	833
19/20A	20	CORRE 1-3.31(12)	1-3.31(12)	1-3.31(12)	3/4"TM	26	5.67	1.40	648
19/20A	23	CORRE 1-3.31(12)	1-3.31(12)	1-3.31(12)	3/4"TM	32	9.08	2.78	1,038
19/20A	22	CORRE 1-3.31(12)	1-3.31(12)	1-3.31(12)	3/4"TM	33	5.67	1.78	648
19/20A	28	CORRE 1-3.31(12)	1-3.31(12)	1-3.31(12)	3/4"TM	43	5.61	2.29	641
19/20A	29	CORRE 1-3.31(12)	1-3.31(12)	1-3.31(12)	3/4"TM	48	2.08	1.38	341
19/20A	26	CORRE 1-3.31(12)	1-3.31(12)	1-3.31(12)	3/4"TM	53	4.26	2.15	467
19/20A	27	CORRE 1-3.31(12)	1-3.31(12)	1-3.31(12)	3/4"TM	59	4.26	2.29	467
19/20A	24	CORRE 1-3.31(12)	1-3.31(12)	1-3.31(12)	3/4"TM	67	2.08	2.35	432
19/20A	29	CORRE 1-3.31(12)	1-3.31(12)	1-3.31(12)	3/4"TM	65	4.26	2.75	602
19/20A	30	CORRE 1-3.31(12)	1-3.31(12)	1-3.31(12)	3/4"TM	65	4.51	2.79	516

WATTS INSTALADOS

VOLTS

FDS

WATTS DEMANDADOS

AMP.

INT.

A

FASES B

C

DESBALANCEO %

21,632

220

100%

21,632

63.05

3x/100A

7,123W

7,287W

7,247W

1.58

CONEXIÓN A TABLERO EXISTENTE SERVICIO NORMAL

CTL	MATERIAL	FASE mm2 (AWG/km)	NEUTRO mm2 (AWG/km)	TIERRA FASEA mm2 (AWG)	TUBO Ø(mm)	LÍNEA m	CONDUCTOR AMP.	CABLE DE TENSION	WATTS INSTALADOS
19/20A	1	CORRE 1-5.28(10)	1-5.28(10)	1-3.31(12)	3/4"TM	63	5.67	2.14	648
19/20A	2	CORRE 1-5.28(10)	1-5.28(10)	1-3.31(12)	3/4"TM	66	5.67	2.31	648
19/20A	3	CORRE 1-5.28(10)	1-5.28(10)	1-3.31(12)	3/4"TM	70	5.67	2.38	648
19/20A	4	CORRE 1-3.31(12)	1-3.31(12)	1-3.31(12)	3/4"TM	30	5.67	2.70	648
19/20A	5	CORRE 1-3.31(12)	1-3.31(12)	1-3.31(12)	3/4"TM	28	4.25	1.13	486
19/20A	6	CORRE 1-3.31(12)	1-3.31(12)	1-3.31(12)	3/4"TM	22	4.25	0.89	486
19/20A	7	CORRE 1-3.31(12)	1-3.31(12)	1-3.31(12)	3/4"TM	20	5.67	1.08	648
19/20A	8	CORRE 1-3.31(12)	1-3.31(12)	1-3.31(12)	3/4"TM	20	5.67	1.08	648
19/20A	9	CORRE 1-3.31(12)	1-3.31(12)	1-3.31(12)	3/4"TM	23	5.67	1.24	648
19/20A	10	CORRE 1-3.31(12)	1-3.31(12)	1-3.31(12)	3/4"TM	30	5.67	1.62	648
19/20A	11	CORRE 1-3.31(12)	1-3.31(12)	1-3.31(12)	3/4"TM	33	4.25	1.29	486
19/20A	12	CORRE 1-3.31(12)	1-3.31(12)	1-3.31(12)	3/4"TM	22	2.83	0.59	324
19/20A	17	CORRE 1-3.31(12)	1-3.31(12)	1-3.31(12)	3/4"TM	32	4.25	1.29	486
19/20A	18	CORRE 1-3.31(12)	1-3.31(12)	1-3.31(12)	3/4"TM	24	4.25	0.97	486
19/20A	15	CORRE 1-3.31(12)	1-3.31(12)	1-3.31(12)	3/4"TM	22	5.67	1.19	648
19/20A	16	CORRE 1-3.31(12)	1-3.31(12)	1-3.31(12)	3/4"TM	20	5.67	1.09	648
19/20A	23	CORRE 1-3.31(12)	1-3.31(12)	1-3.31(12)	3/4"TM	24	5.67	1.29	648
19/20A	24	CORRE 1-3.31(12)	1-3.31(12)	1-3.31(12)	3/4"TM	30	5.67	1.62	648
19/20A	13	CORRE 1-3.31(12)	1-3.31(12)	1-3.31(12)	3/4"TM	40	5.67	2.16	648
19/20A	14	CORRE 1-5.28(10)	1-5.28(10)	1-3.31(12)	3/4"TM	63	5.67	2.14	648

WATTS INSTALADOS

VOLTS

FDS

WATTS DEMANDADOS

AMP.

INT.

A

FASES B

C

DESBALANCEO %

11,824

220

100%

11,824

34.45

3x/100A

3,588W

3,588W

4,050W

4.00

CONEXIÓN A TABLERO EXISTENTE SERVICIO EMERGENCIA

CTL	MATERIAL	FASE mm2 (AWG/km)	NEUTRO mm2 (AWG/km)	TIERRA FASEA mm2 (AWG)	TUBO Ø(mm)	LÍNEA m	CONDUCTOR AMP.	CABLE DE TENSION	WATTS INSTALADOS
19/20A	1	CORRE 1-5.28(10)	1-5.28(10)	1-3.31(12)	3/4"TM	70	5.67	2.38	648
19/20A	2	CORRE 1-5.28(10)	1-5.28(10)	1-3.31(12)	3/4"TM	66	5.67	2.34	648
19/20A	3	CORRE 1-3.31(12)	1-3.31(12)	1-3.31(12)	3/4"TM	66	2.83	1.83	324
19/20A	4	CORRE 1-5.28(10)	1-5.28(10)	1-3.31(12)	3/4"TM	65	5.67	2.31	648
19/20A	5	CORRE 1-3.31(12)	1-3.31(12)	1-3.31(12)	3/4"TM	55	5.67	2.87	648
19/20A	6	CORRE 1-3.31(12)	1-3.31(12)	1-3.31(12)	3/4"TM	43	5.67	2.32	648
19/20A	7	CORRE 1-3.31(12)	1-3.31(12)	1-3.31(12)	3/4"TM	41	5.67	2.21	648
19/20A	8	CORRE 1-3.31(12)	1-3.31(12)	1-3.31(12)	3/4"TM	10	5.67	0.54	648
19/20A	9	CORRE 1-3.31(12)	1-3.31(12)	1-3.31(12)	3/4"TM	9	5.67	0.46	648
19/20A	10	CORRE 1-3.31(12)	1-3.31(12)	1-3.31(12)	3/4"TM	11	5.67	0.58	648
19/20A	11	CORRE 1-3.31(12)	1-3.31(12)	1-3.31(12)	3/4"TM	12	5.67	0.65	648
19/20A	12	CORRE 1-3.31(12)	1-3.31(12)	1-3.31(12)	3/4"TM	13	5.67	0.70	648
19/20A	13	CORRE 1-3.31(12)	1-3.31(12)	1-3.31(12)	3/4"TM	14	5.67	0.74	648
19/20A	14	CORRE 1-3.31(12)	1-3.31(12)	1-3.31(12)	3/4"TM	13	5.67	0.70	648
19/20A	15	CORRE 1-3.31(12)	1-3.31(12)	1-3.31(12)	3/4"TM	20	5.67	1.08	648
19/20A	16	CORRE 1-3.31(12)	1-3.31(12)	1-3.31(12)	3/4"TM	24	5.67	1.83	648
19/20A	17	CORRE 1-3.31(12)	1-3.31(12)	1-3.31(12)	3/4"TM	32	5.67	1.73	648
19/20A	18	CORRE 1-3.31(12)	1-3.31(12)	1-3.31(12)	3/4"TM	38	5.67	2.05	648
19/20A	19	CORRE 1-3.31(12)	1-3.31(12)	1-3.31(12)	3/4"TM	36	5.67	2.05	648
19/20A	21	CORRE 1-3.31(12)	1-3.31(12)	1-3.31(12)	3/4"TM	34	2.83	0.82	324
19/20A	23	CORRE 1-3.31(12)	1-3.31(12)	1-3.31(12)	3/4"TM	56	2.83	1.81	324

WATTS INSTALADOS

VOLTS

FDS

WATTS DEMANDADOS

AMP.

INT.

A

FASES B

C

DESBALANCEO %

12,636

220

100%

12,636

36.85


3x/100A

4,212W


4,212W

4,212W


0%

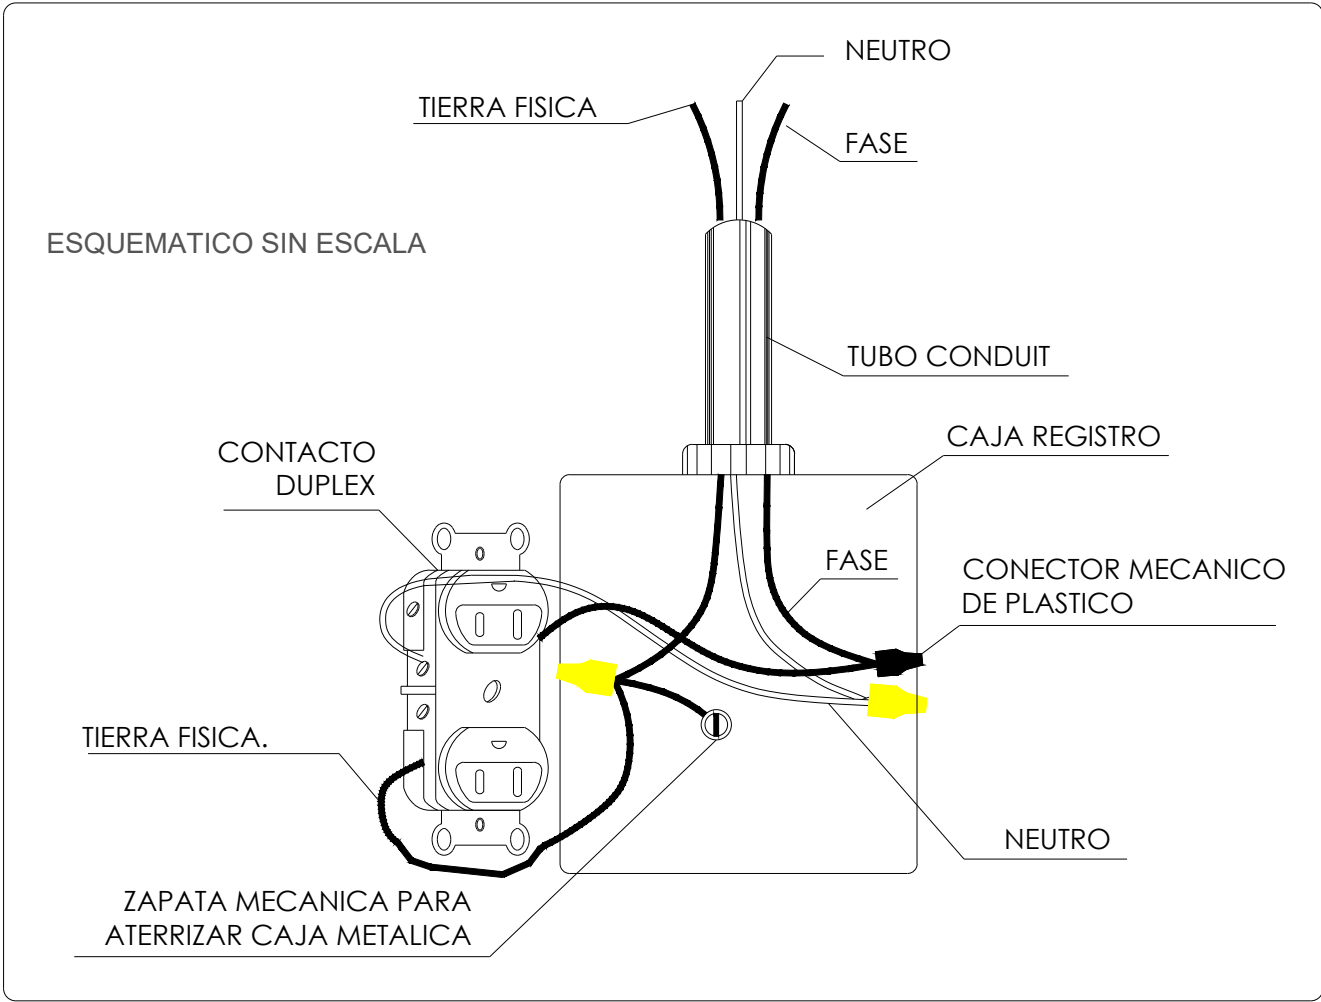


01 | Detalle de conexión contacto polarizado
S/E

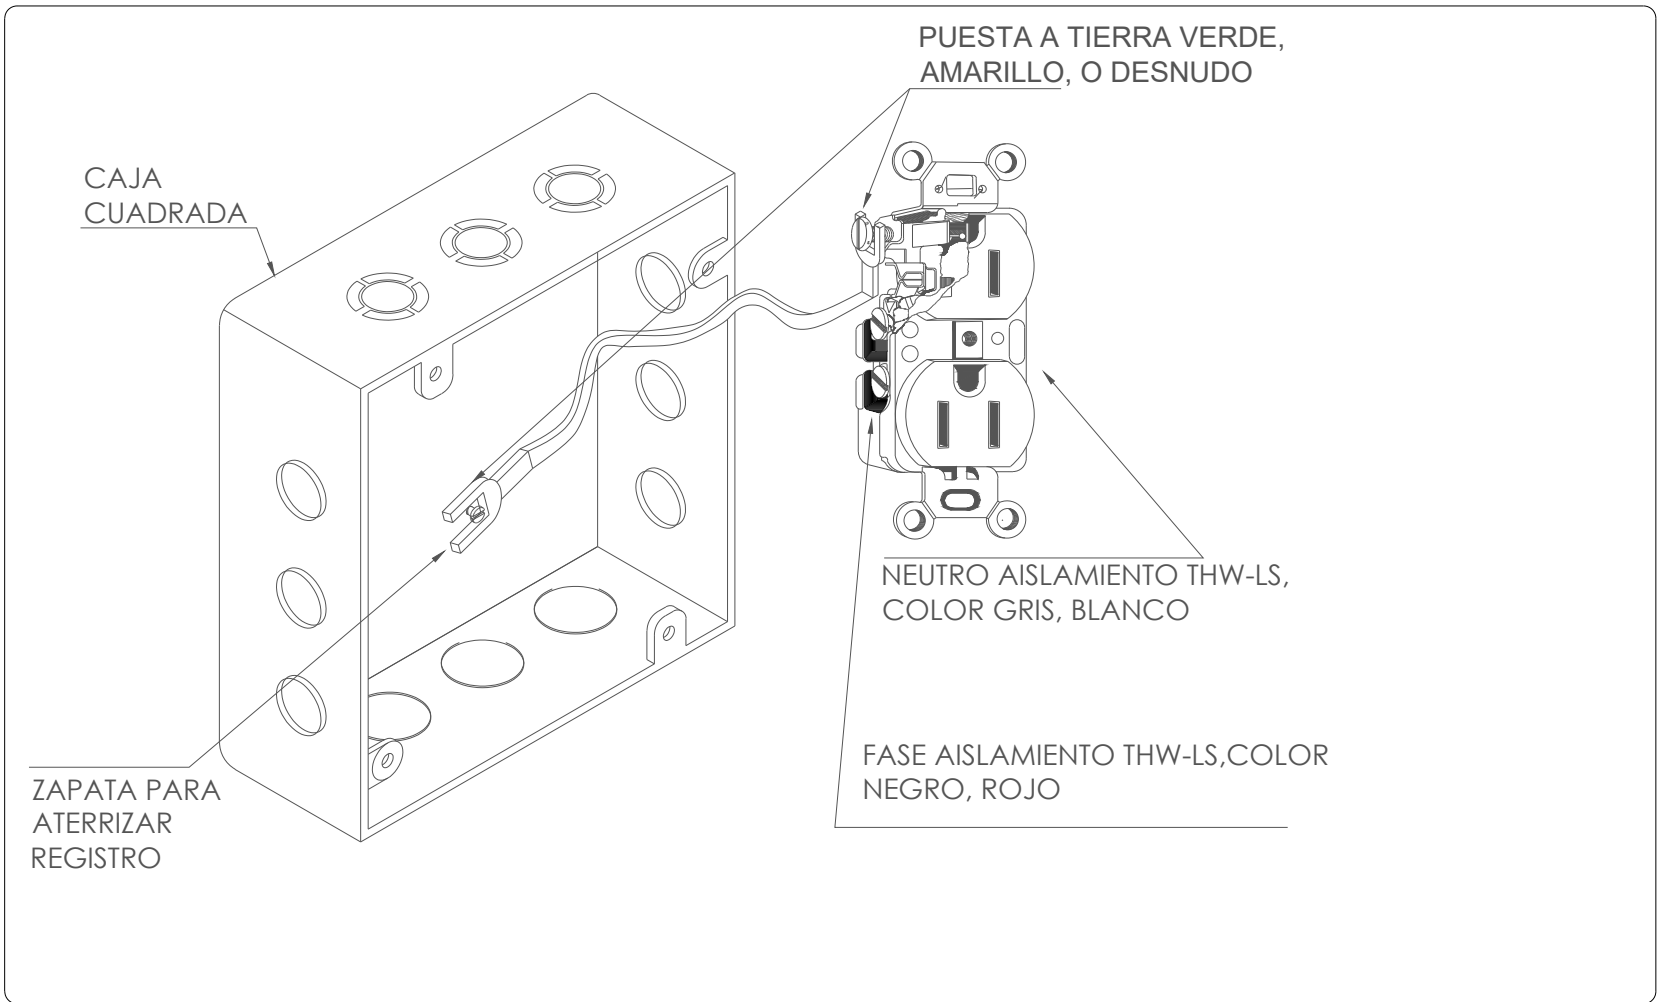


02 | Detalle de conexión GFCI
S/E

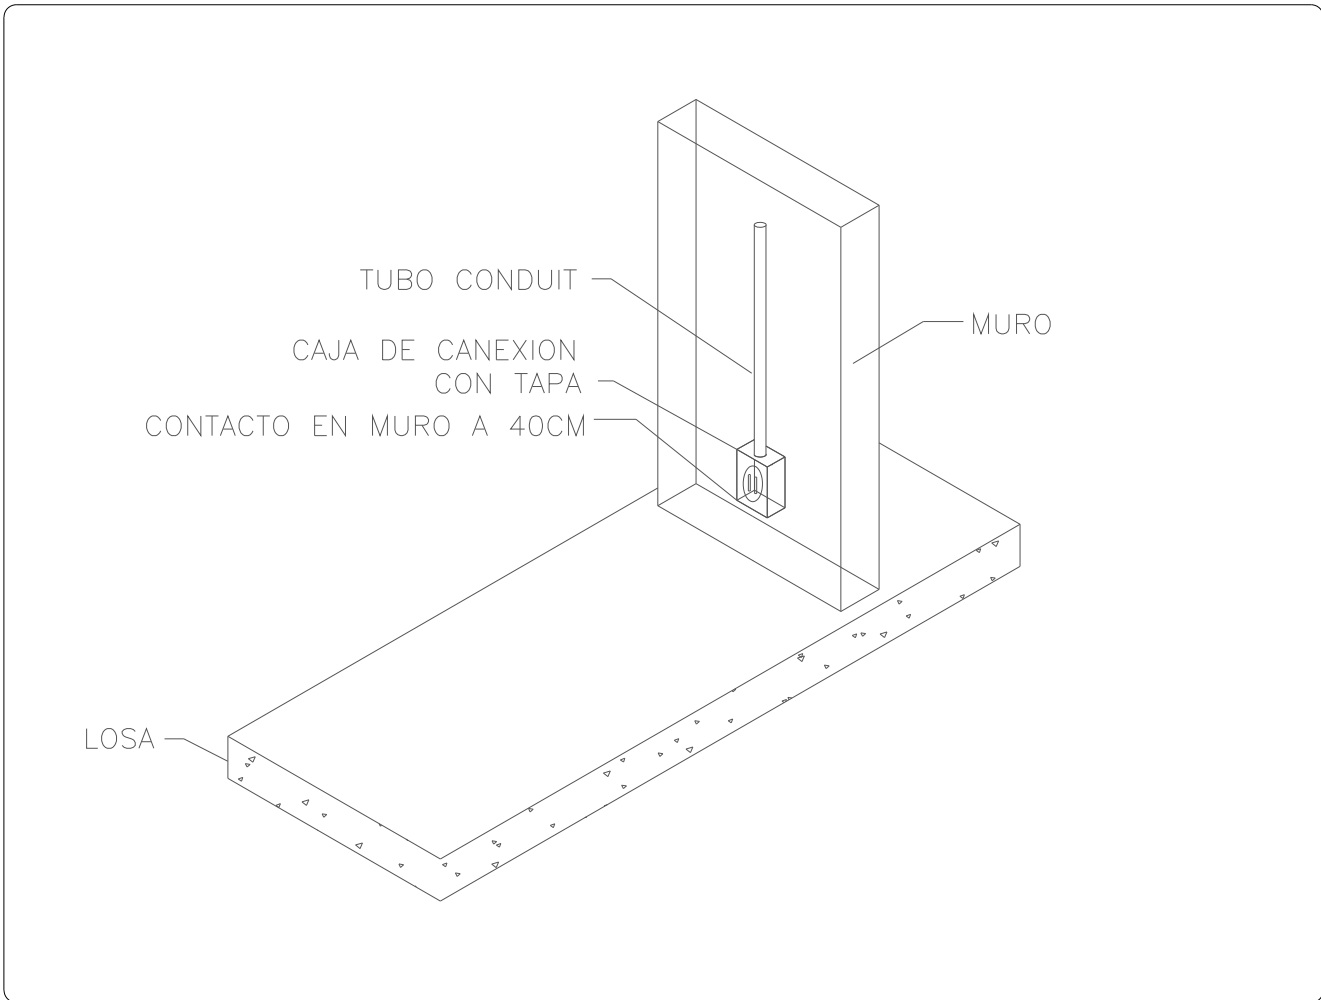

03 | Detalle tipo para instalación de contacto
S/E

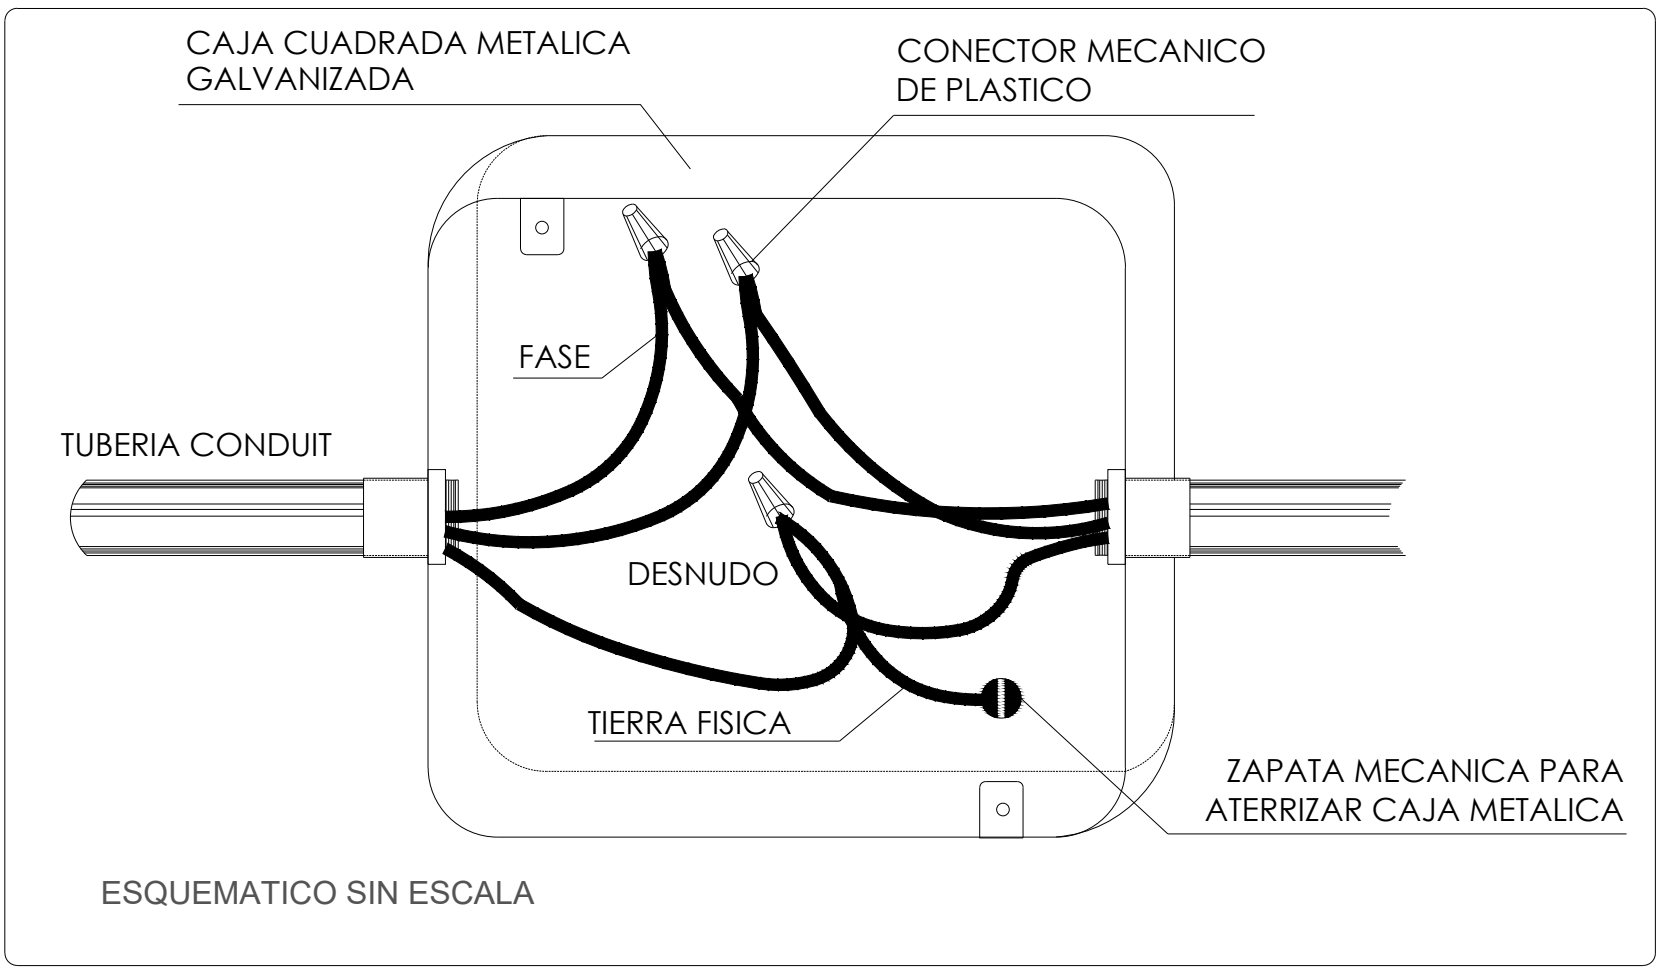


04 | Registro en caja metálica galvanizada
S/E

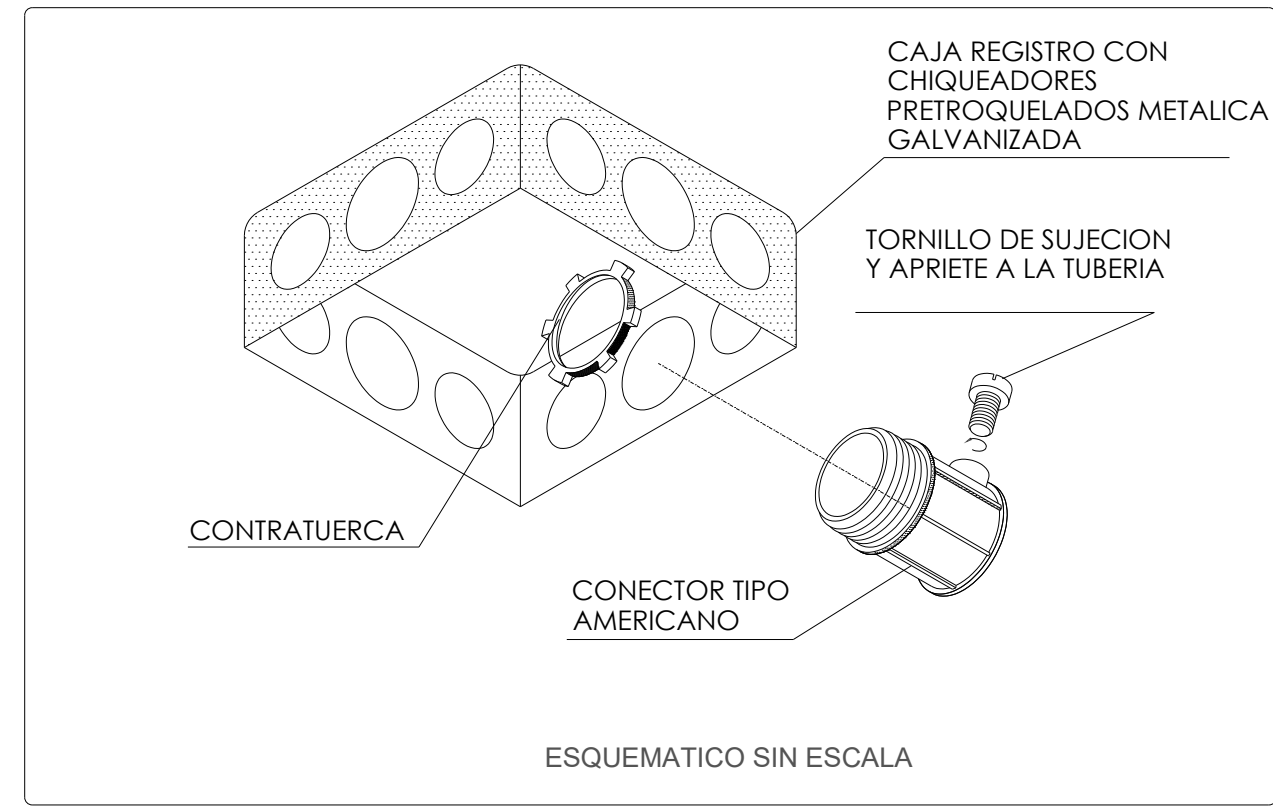

05 | Detalle instalación caja cuadrada
S/E

CÉDULA DE CABLEADO						
No.	FASE Y RETORNO mm² (AWG)	NEUTRO mm² (AWG)	TIERRA mm² (AWG)	TUBERIA (mm)Ø	MATERIALES CANALIZ. CONDUC.	
1	1-5.26(10)	1-5.26(10)	1-3.31(12)	16(1/2)	(EMT)	COBRE
2	2-5.26(10)	2-5.26(10)	1-3.31(12)	21(3/4)	(EMT)	COBRE
3	3-5.26(10)	3-5.26(10)	1-3.31(12)	21(3/4)	(EMT)	COBRE
4	4-5.26(10)	2-5.26(10)	1-3.31(12)	21(3/4)	(EMT)	COBRE
5	3-5.26(10)	1-5.26(10)	1-3.31(12)	21(3/4)	(EMT)	COBRE
6	2-5.26(10)	-----	1-3.31(12)	16(1/2)	(EMT)	COBRE
7	5-5.26(10)	-----	1-3.31(12)	21(3/4)	(EMT)	COBRE

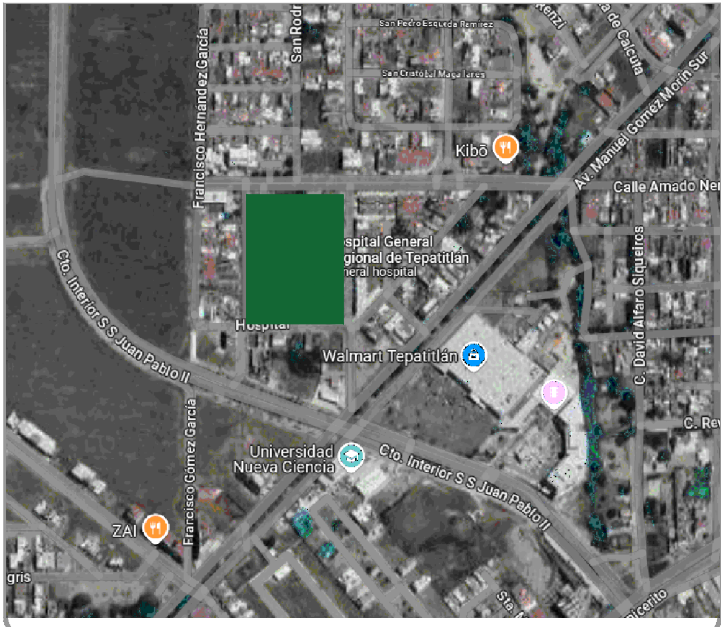

HOSPITAL REGIONAL TEPATITLÁN DE MORELOS SIOP-E-SMAFDR-OB-LP-0770-2026

NOTAS:	
SIMBOLOGÍA - NORMAL	
	RECEPTACULO DUPLEX POLARIZADO, CONEXION A TIERRA, 20A, 125V, 2P, 3H, GRADO HOSPITAL, CATALOGO LEVITON 8200-W, PLACA DE NYLON CATALOGO COLOR BLANCO, ALTURA DE INSTALACION ESPECIFICADA EN PLANO.
	RECEPTACULO DUPLEX 20 A, 125 V, 2P, 3H, GFCI DE AUTOTRANSFORMACION, GRADO HOSPITAL, COMBINA CON LA PLACA DE PARED INCLUIDA, CATALOGO LEVITON GFNT1-HOW COLOR BLANCO, ALTURA DE INSTALACION ESPECIFICADA EN PLANO.
	RECEPTACULO PARA PISO DE UNA UNIDAD, 20 A, 125 V, 2P, 3H, QUE INCLUYE, CAJA RECTANGULAR PROFUNDA, UN RECEPTACULO DUPLEX POLARIZADO, GRADO HOSPITAL, CATALOGO LEVITON 8200-W, EMPAQUES, TAPONES, HOJA RECTA, PUESTA A TIERRA AUTOMATICA, CORREA DE ACERO COLOR NIQUEL(PLATA), CATALOGO LEVITON 25344-TTN, INSTALADO EN PISO.
	RECEPTACULO DUPLEX POLARIZADO, CON CONEXION A TIERRA, 20A, 125VCA, 2P, 3H, GRADO HOSPITAL, CARGA EXTRA PESADA, CATALOGO LEVITON 8500-W, PLACA DE NYLON CATALOGO LEVITON 80703-W, COLOR BLANCO, ALTURA DE INSTALACION TROQUELEADO EN CABECERA.
	RECEPTACULO DE MEDIA VUELTA CON CONEXION A TIERRA, GRADO INDUSTRIAL, 30A, 250VCA, 3P, 4H, MARCA LEVITON CATALOGO 2720, PLACA DE ACERO INOXIDABLE MARCA LEVITON CATALOGO: 84020-40, ALTURA DE INSTALACION ESPECIFICADA EN PLANO.
	REGISTRO RECTANGULAR PARA CONEXIONES ELECTRICAS
	TABLERO ELECTRICO (MAYOR INFLAMACION EN CUADRO DE CARGA Y DIAGRAMA UNIFILAR)
	TUBERIA POR PLAFON O MURO, DIAMETRO ACORDE A CEDULA DE CABLEADO
	TUBERIA POR PISO, DIAMETRO ACORDE A CEDULA DE CABLEADO


AUTORIZACIÓN:	
Ing. Joel Iván Zuñiga Gosálvez Director General de Proyectos de Ingeniería	
Ing. Francisco Luciano Valdez Román Direccion de Proyectos de Infraestructura Eléctrica y Mecánica	
DATOS GENERALES:	
Localización: Calle Amado Nervo #1025, La Gloria, C.P. 46760, Tepatitlán de Morelos.	
Municipio: Tepatitlán de Morelos, Jal.	

PROYECTO:	
REHABILITACIÓN DEL ÁREA DE CONSULTA DE URGENCIAS Y CIRCULACIONES EN EL HOSPITAL REGIONAL DE TEPATITLÁN DE MORELOS, EN EL MUNICIPIO DE TEPATITLÁN DE MORELOS, JALISCO.	


CONTENIDO:	

ESCALA:	FECHA:	CLAVE DE PLANO:
	SEPTIEMBRE 2026	




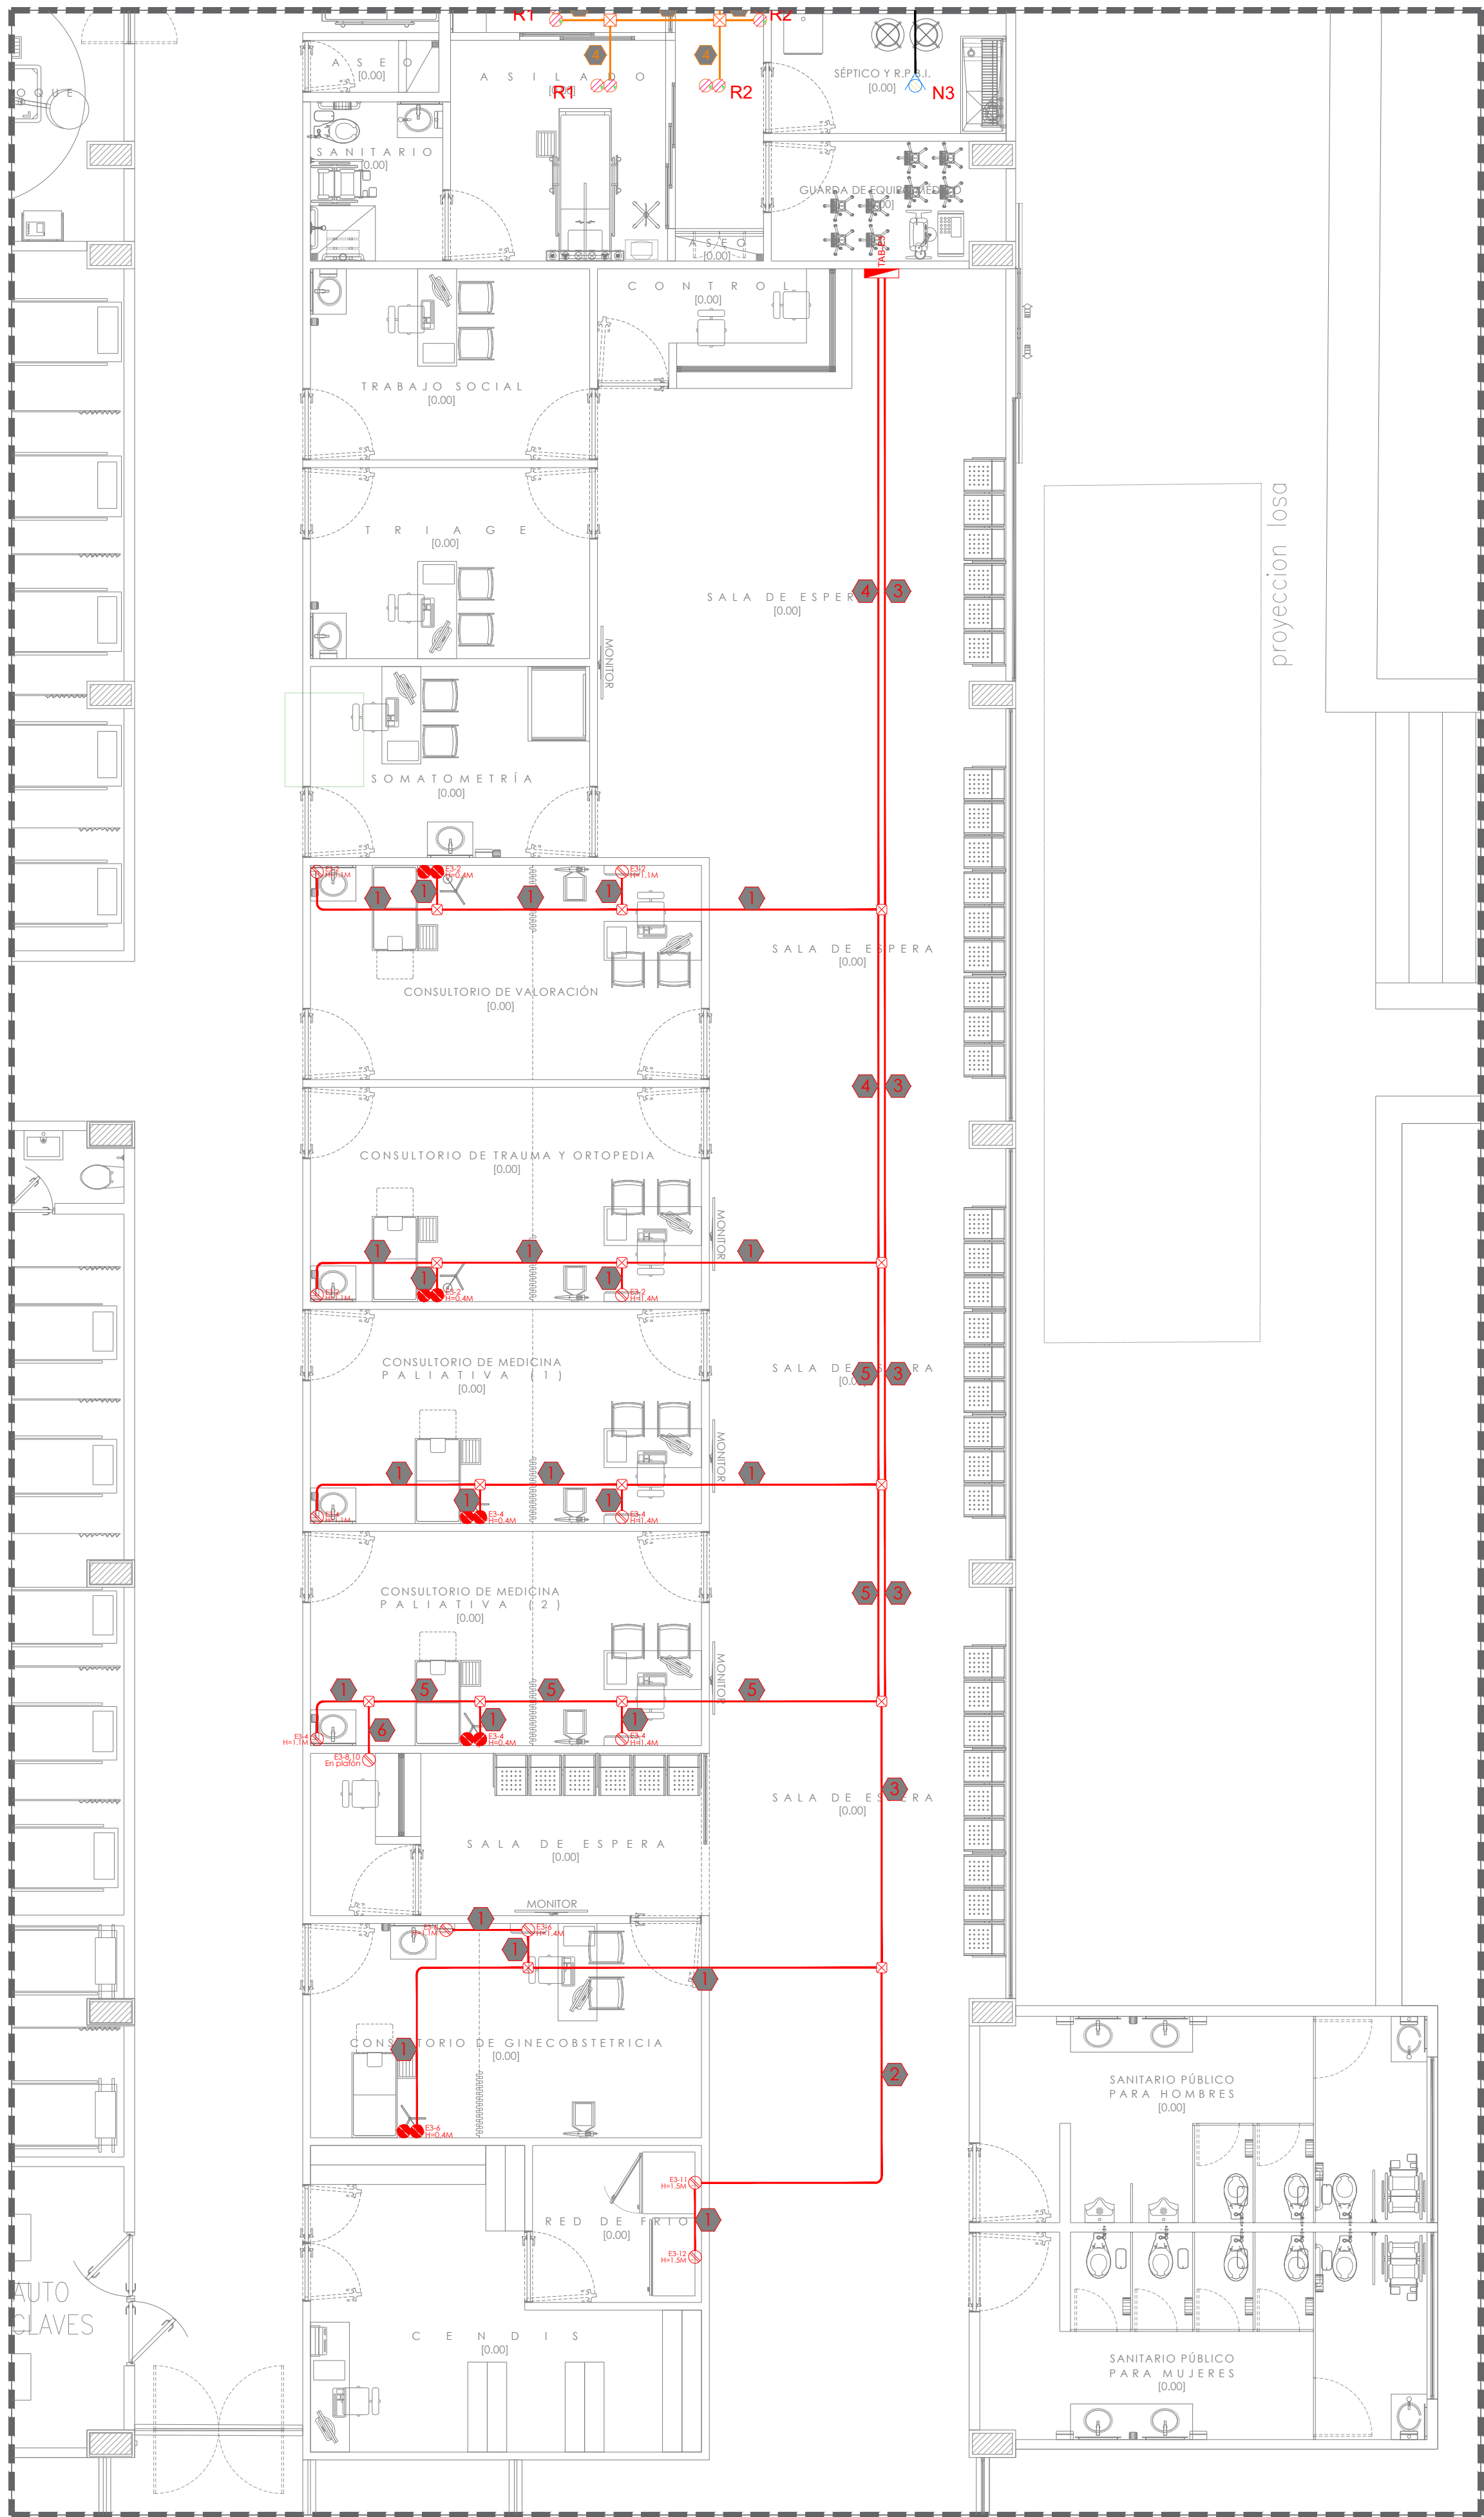


01 **INSTALACIÓN ELÉCTRICA - CONTACTOS EMERGENCIA**
HOSPITAL REGIONAL DE TEPATITLÁN
1:75

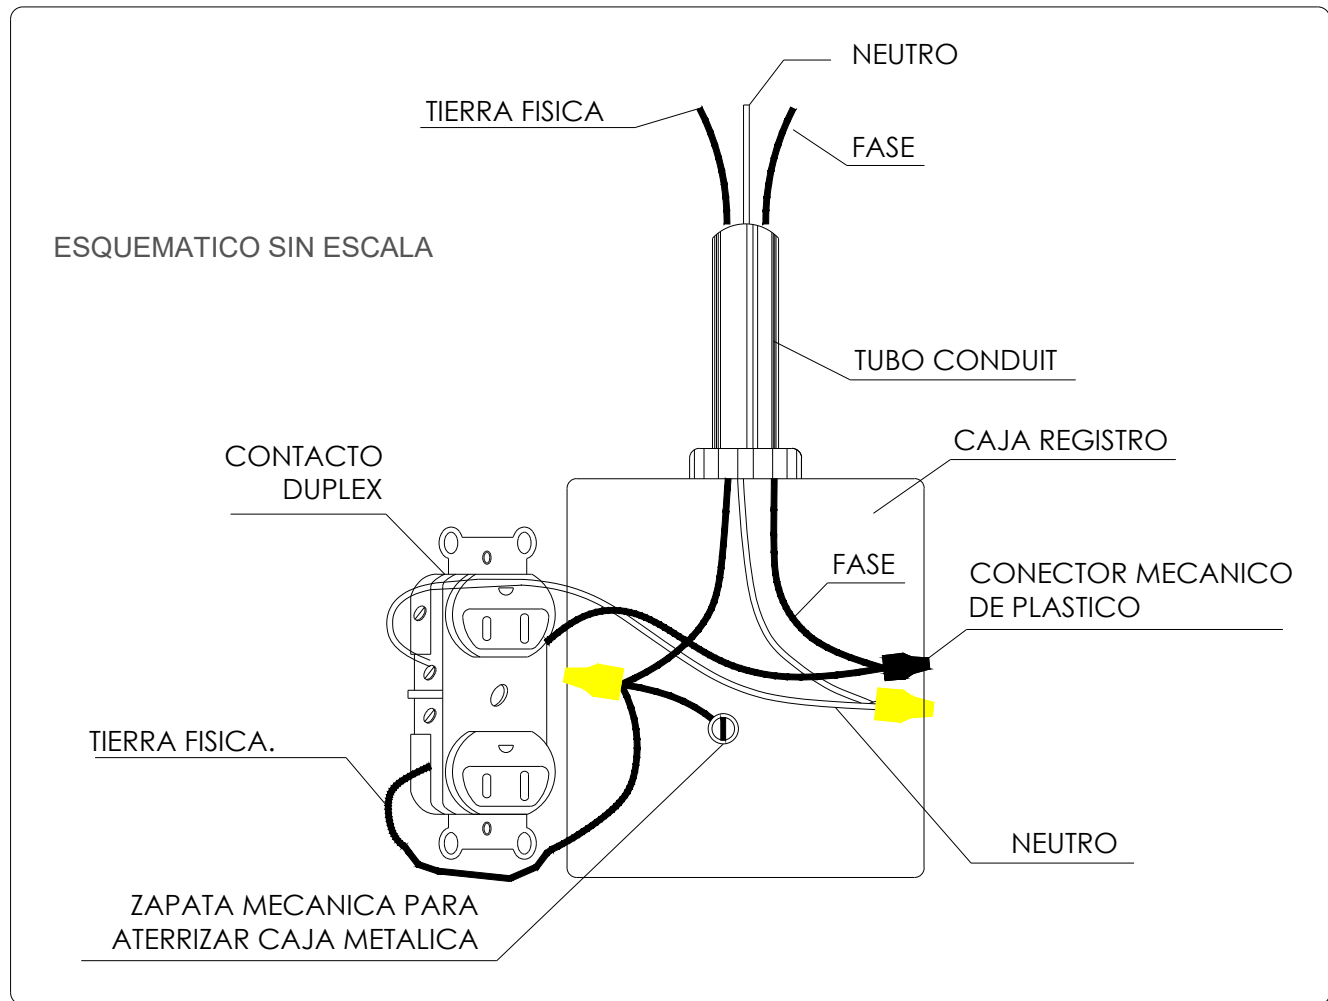


01 **Detalle de conexión contacto polarizado**
S/E

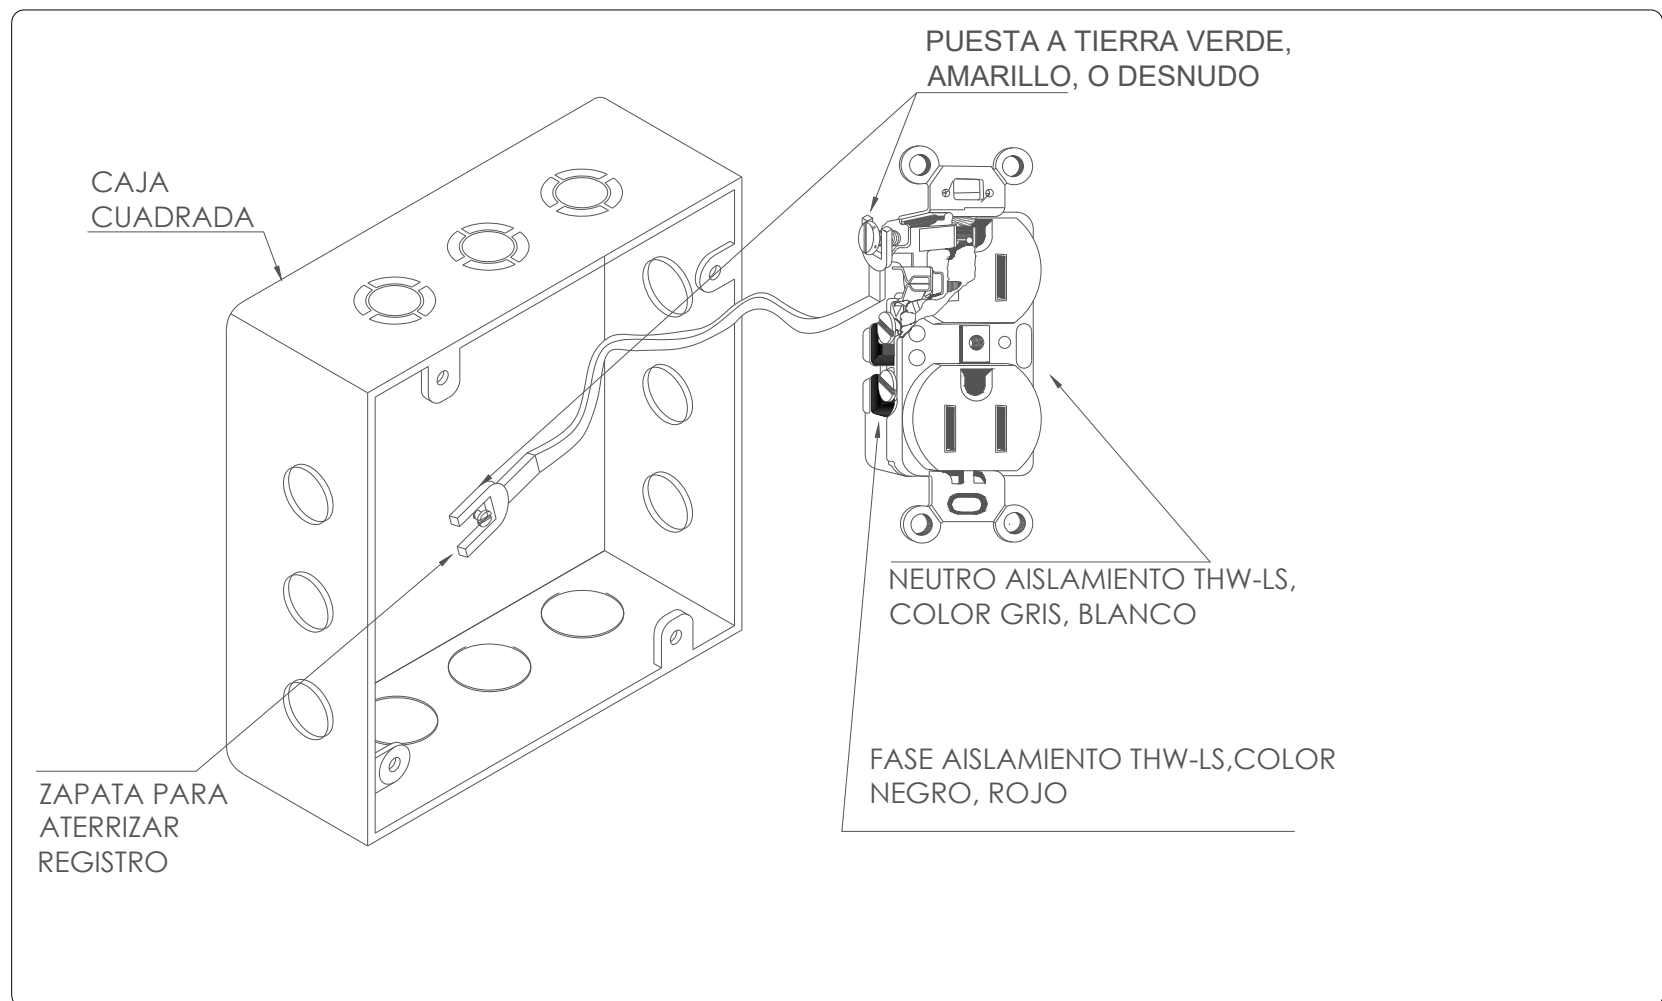


02 **Detalle de conexión GFCI**
S/E

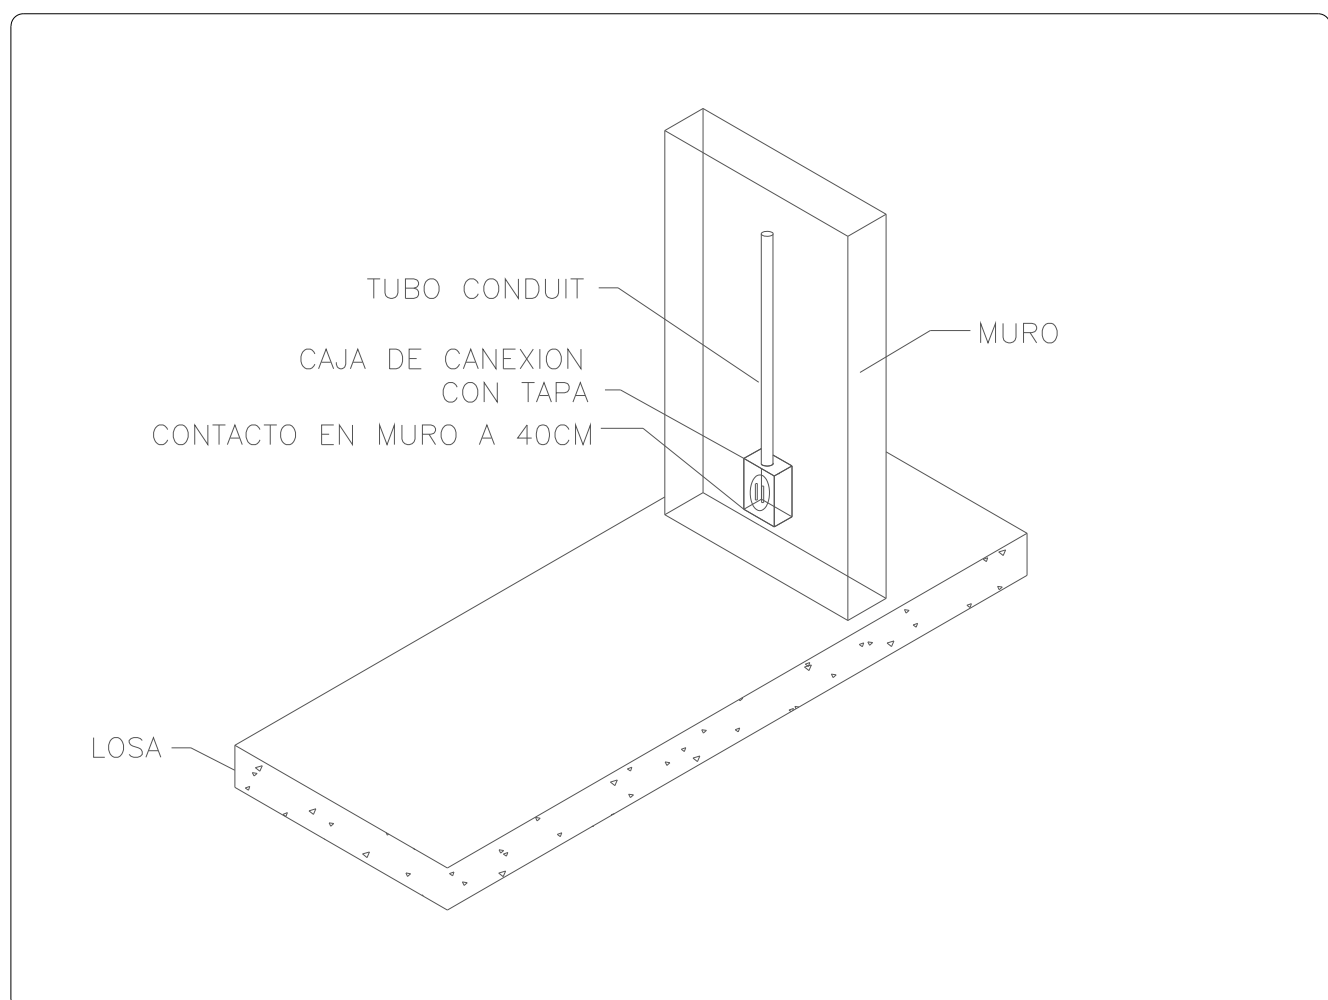

03 **Detalle tipo para instalación de contacto**
S/E

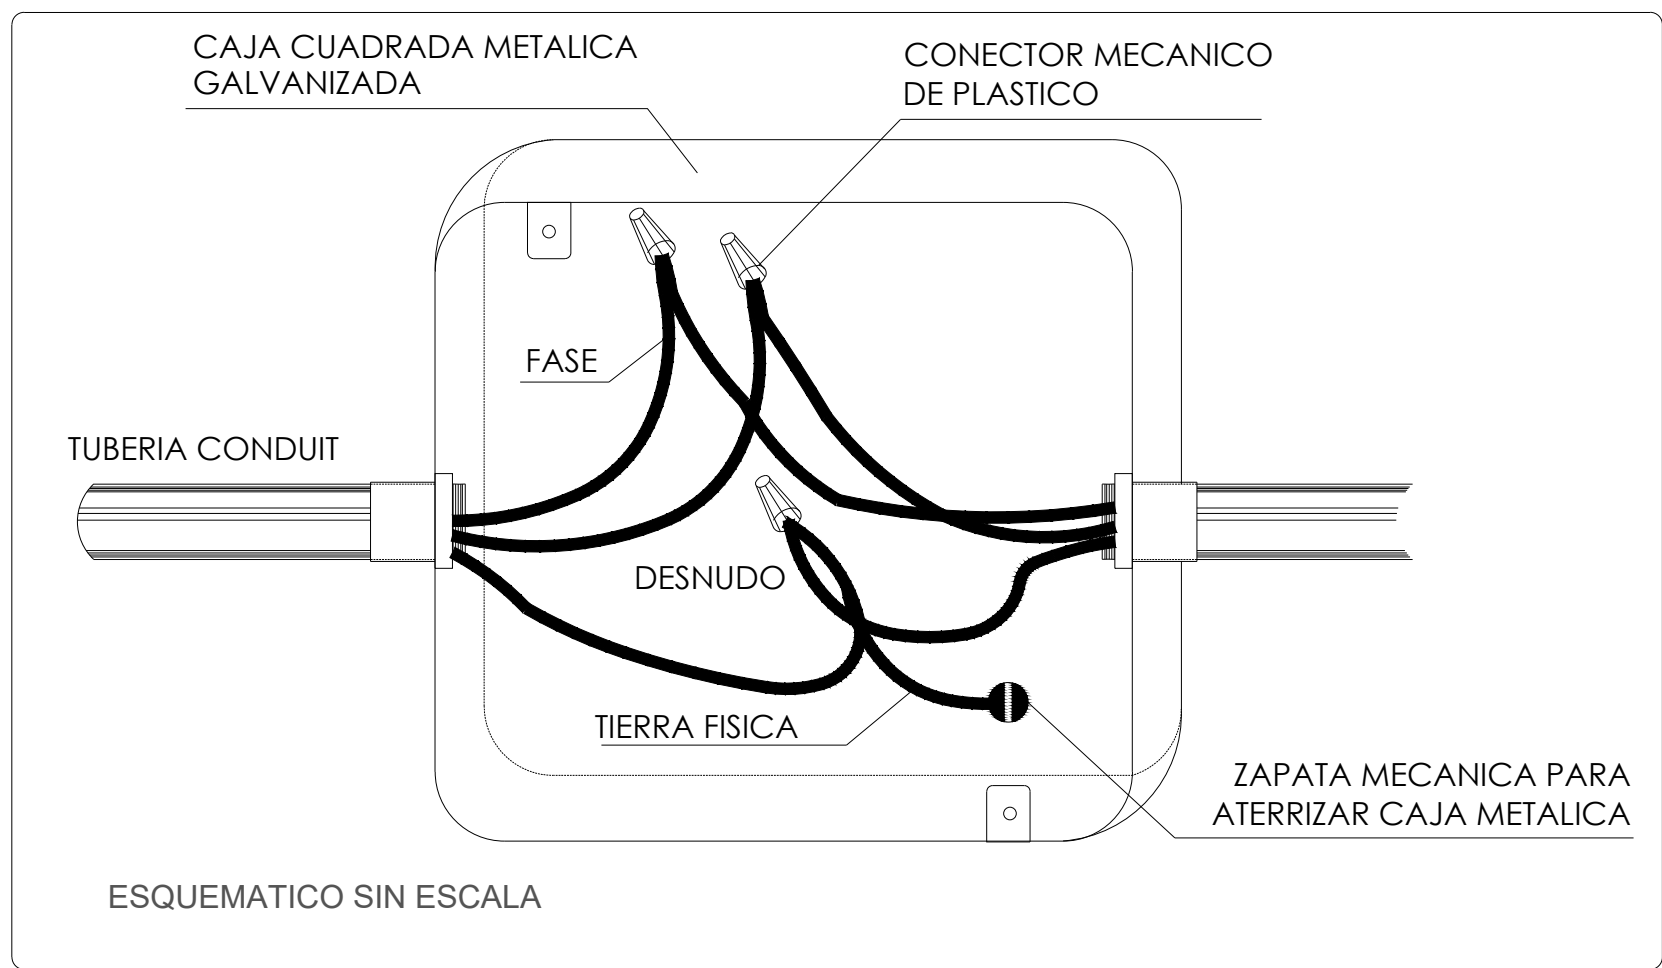

04 **Registro en caja metálica galvanizada**
S/E

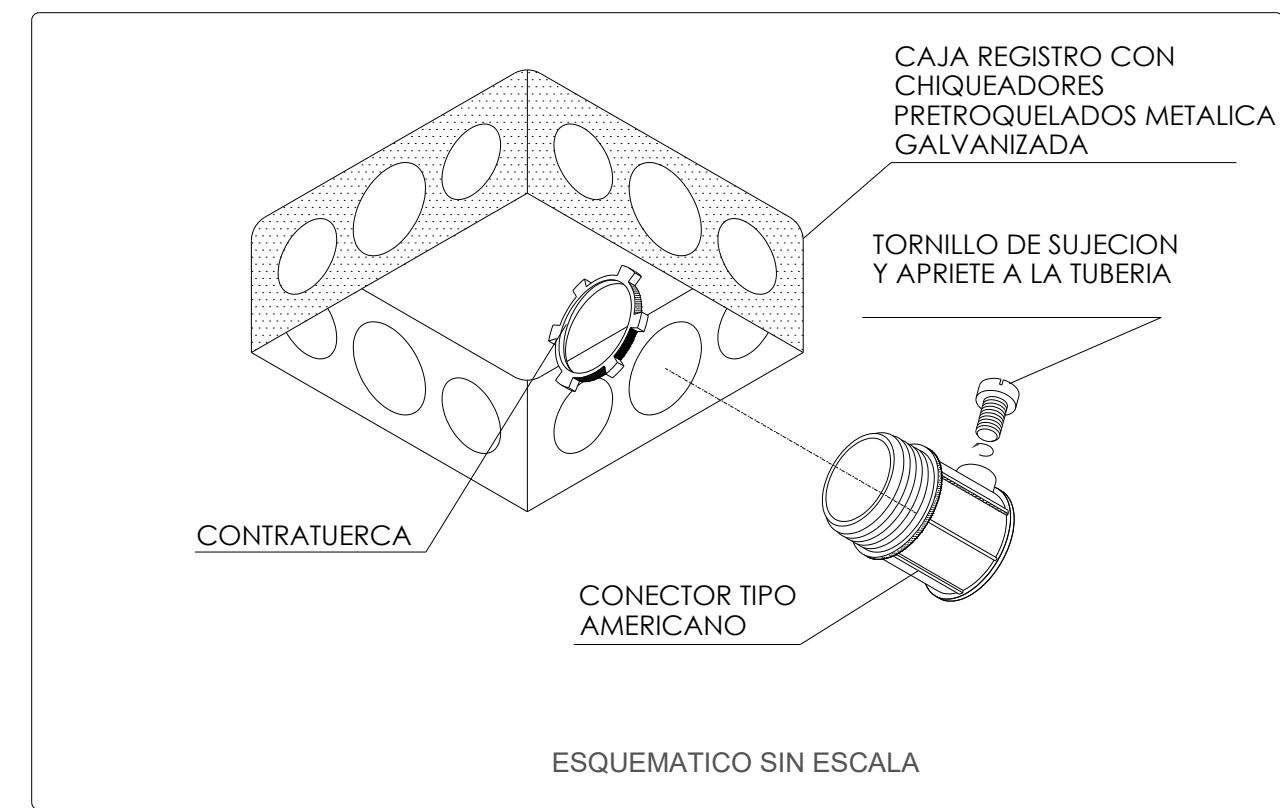

05 **Detalle instalación caja cuadrada**
S/E

CÉDULA DE CABLEADO						
No.	FASE Y RETORNO mm² (AWG)	NEUTRO mm² (AWG)	TIERRA mm² (AWG)	TUBERIA (mm)Ø	MATERIALES CANALIZ. CONDUC.	
1	1-5.26(10)	1-5.26(10)	1-3.31(12)	16(1/2)	(EMT)	COBRE
2	2-5.26(10)	2-5.26(10)	1-3.31(12)	21(3/4)	(EMT)	COBRE
3	3-5.26(10)	3-5.26(10)	1-3.31(12)	21(3/4)	(EMT)	COBRE
4	4-5.26(10)	2-5.26(10)	1-3.31(12)	21(3/4)	(EMT)	COBRE
5	3-5.26(10)	1-5.26(10)	1-3.31(12)	21(3/4)	(EMT)	COBRE
6	2-5.26(10)	-----	1-3.31(12)	16(1/2)	(EMT)	COBRE
7	5-5.26(10)	-----	1-3.31(12)	21(3/4)	(EMT)	COBRE



NOTAS:	
SIMBOLOGÍA - EMERGENCIAS	
	RECEPTACULO DUPLEX POLARIZADO, CONEXION A TIERRA, 20A, 125V, 2P, 3H, GRADO COMERCIAL, CATALOGO LEVITON 8300-R, PLACA DE NYLON COLOR ROJO. ALTURA DE INSTALACION ESPECIFICADA EN PLANO.
	RECEPTACULO DUPLEX 20 A, 125 V, 2P, 3H, GFCI DE AUTOVERIFICACION, GRADO HOSPITAL, COMBINA CON LA PLACA DE PARED INCLUIDA, CATALOGO LEVITON 8300-HGR, COLOR ROJO. ALTURA DE INSTALACION ESPECIFICADA EN PLANO.
	RECEPTACULO PARA PISO DE UNA UNIDAD, 20 A, 125 V, 2P, 3H, QUE INCLUYE, CAJA RECTANGULAR PROFUNDA, UN RECEPTACULO DUPLEX POLARIZADO, CONEXION A TIERRA, 20A, 125V, 2P, 3H, GRADO COMERCIAL, CATALOGO LEVITON 8300-R, EMPUQUES, TAPONES, HOJA RECTA, PUESTA A TIERRA AUTOMATICA, CORREA DE ACERO COLOR INQUEL(PLATA), CATALOGO LEVITON 25349-1TN, INSTALADO EN PISO.
	RECEPTACULO DUPLEX POLARIZADO, CON CONEXION A TIERRA, 20A, 125V, 2P, 3H, GRADO HOSPITAL, CARGA EXTRA PESADA, CATALOGO LEVITON 8300-R, PLACA DE NYLON CATALOGO LEVITON 80703-R, COLOR ROJO. ALTURA DE INSTALACION TROQUELADO EN CABECERA.
	RECEPTACULO DE MEDIA VUELTA CON CONEXION A TIERRA, GRADO INDUSTRIAL, 20A, 250VCA, 3P, 4W, MARCA LEVITON CATALOGO 2720-H, PLACA DE ACERO INOXIDABLE MARCA LEVITON CATALOGO 84020-40, ALTURA DE INSTALACION ESPECIFICADA EN PLANO.
	RECEPTACULO DUPLEX POLARIZADO, CONEXION A TIERRA, 20A, 125V, 2P, 3H, GRADO COMERCIAL, CATALOGO LEVITON 8300-R, PLACA DE NYLON COLOR ROJO. ALTURA DE INSTALACION ESPECIFICADA EN PLANO.
	REGISTRO RECTANGULAR PARA CONEXIONES ELECTRICAS
	TABLERO ELECTRICO (MAYOR INFLAMACION EN CUADRO DE CARGA Y DIAGRAMA UNIFILAR)
	TUBERIA POR PLAFON O MURO, DIAMETRO ACORDE A CEDULA DE CABLEADO
	TUBERIA POR PISO, DIAMETRO ACORDE A CEDULA DE CABLEADO

AUTORIZACIÓN:	
Ing. Joel Iván Zuñiga Gosálvez Director General de Proyectos de Ingeniería	
Ing. Francisco Luciano Valdez Román Direccion de Proyectos de Infraestructura Eléctrica y Mecánica	
DATOS GENERALES:	
Localización: Calle Amado Nervo #1025, La Gloria, C.P. 46760, Tepatitlán de Morelos.	
Municipio: Tepatitlán de Morelos, Jal.	


PROYECTO:	
REHABILITACIÓN DEL ÁREA DE CONSULTA DE URGENCIAS Y CIRCULACIONES EN EL HOSPITAL REGIONAL DE TEPATITLÁN DE MORELOS, EN EL MUNICIPIO DE TEPATITLÁN DE MORELOS, JALISCO.	

CONTENIDO:	
INSTALACIÓN ELÉCTRICA - CONTACTOS EMERGENCIA	


ESCALA:	FECHA:	CLAVE DE PLANO:
1:75	SEPTIEMBRE 2026	CONT-02




HOSPITAL REGIONAL TEPATITLÁN DE MORELOS SIOP-E-SMAFDR-OB-LP-0770-2026

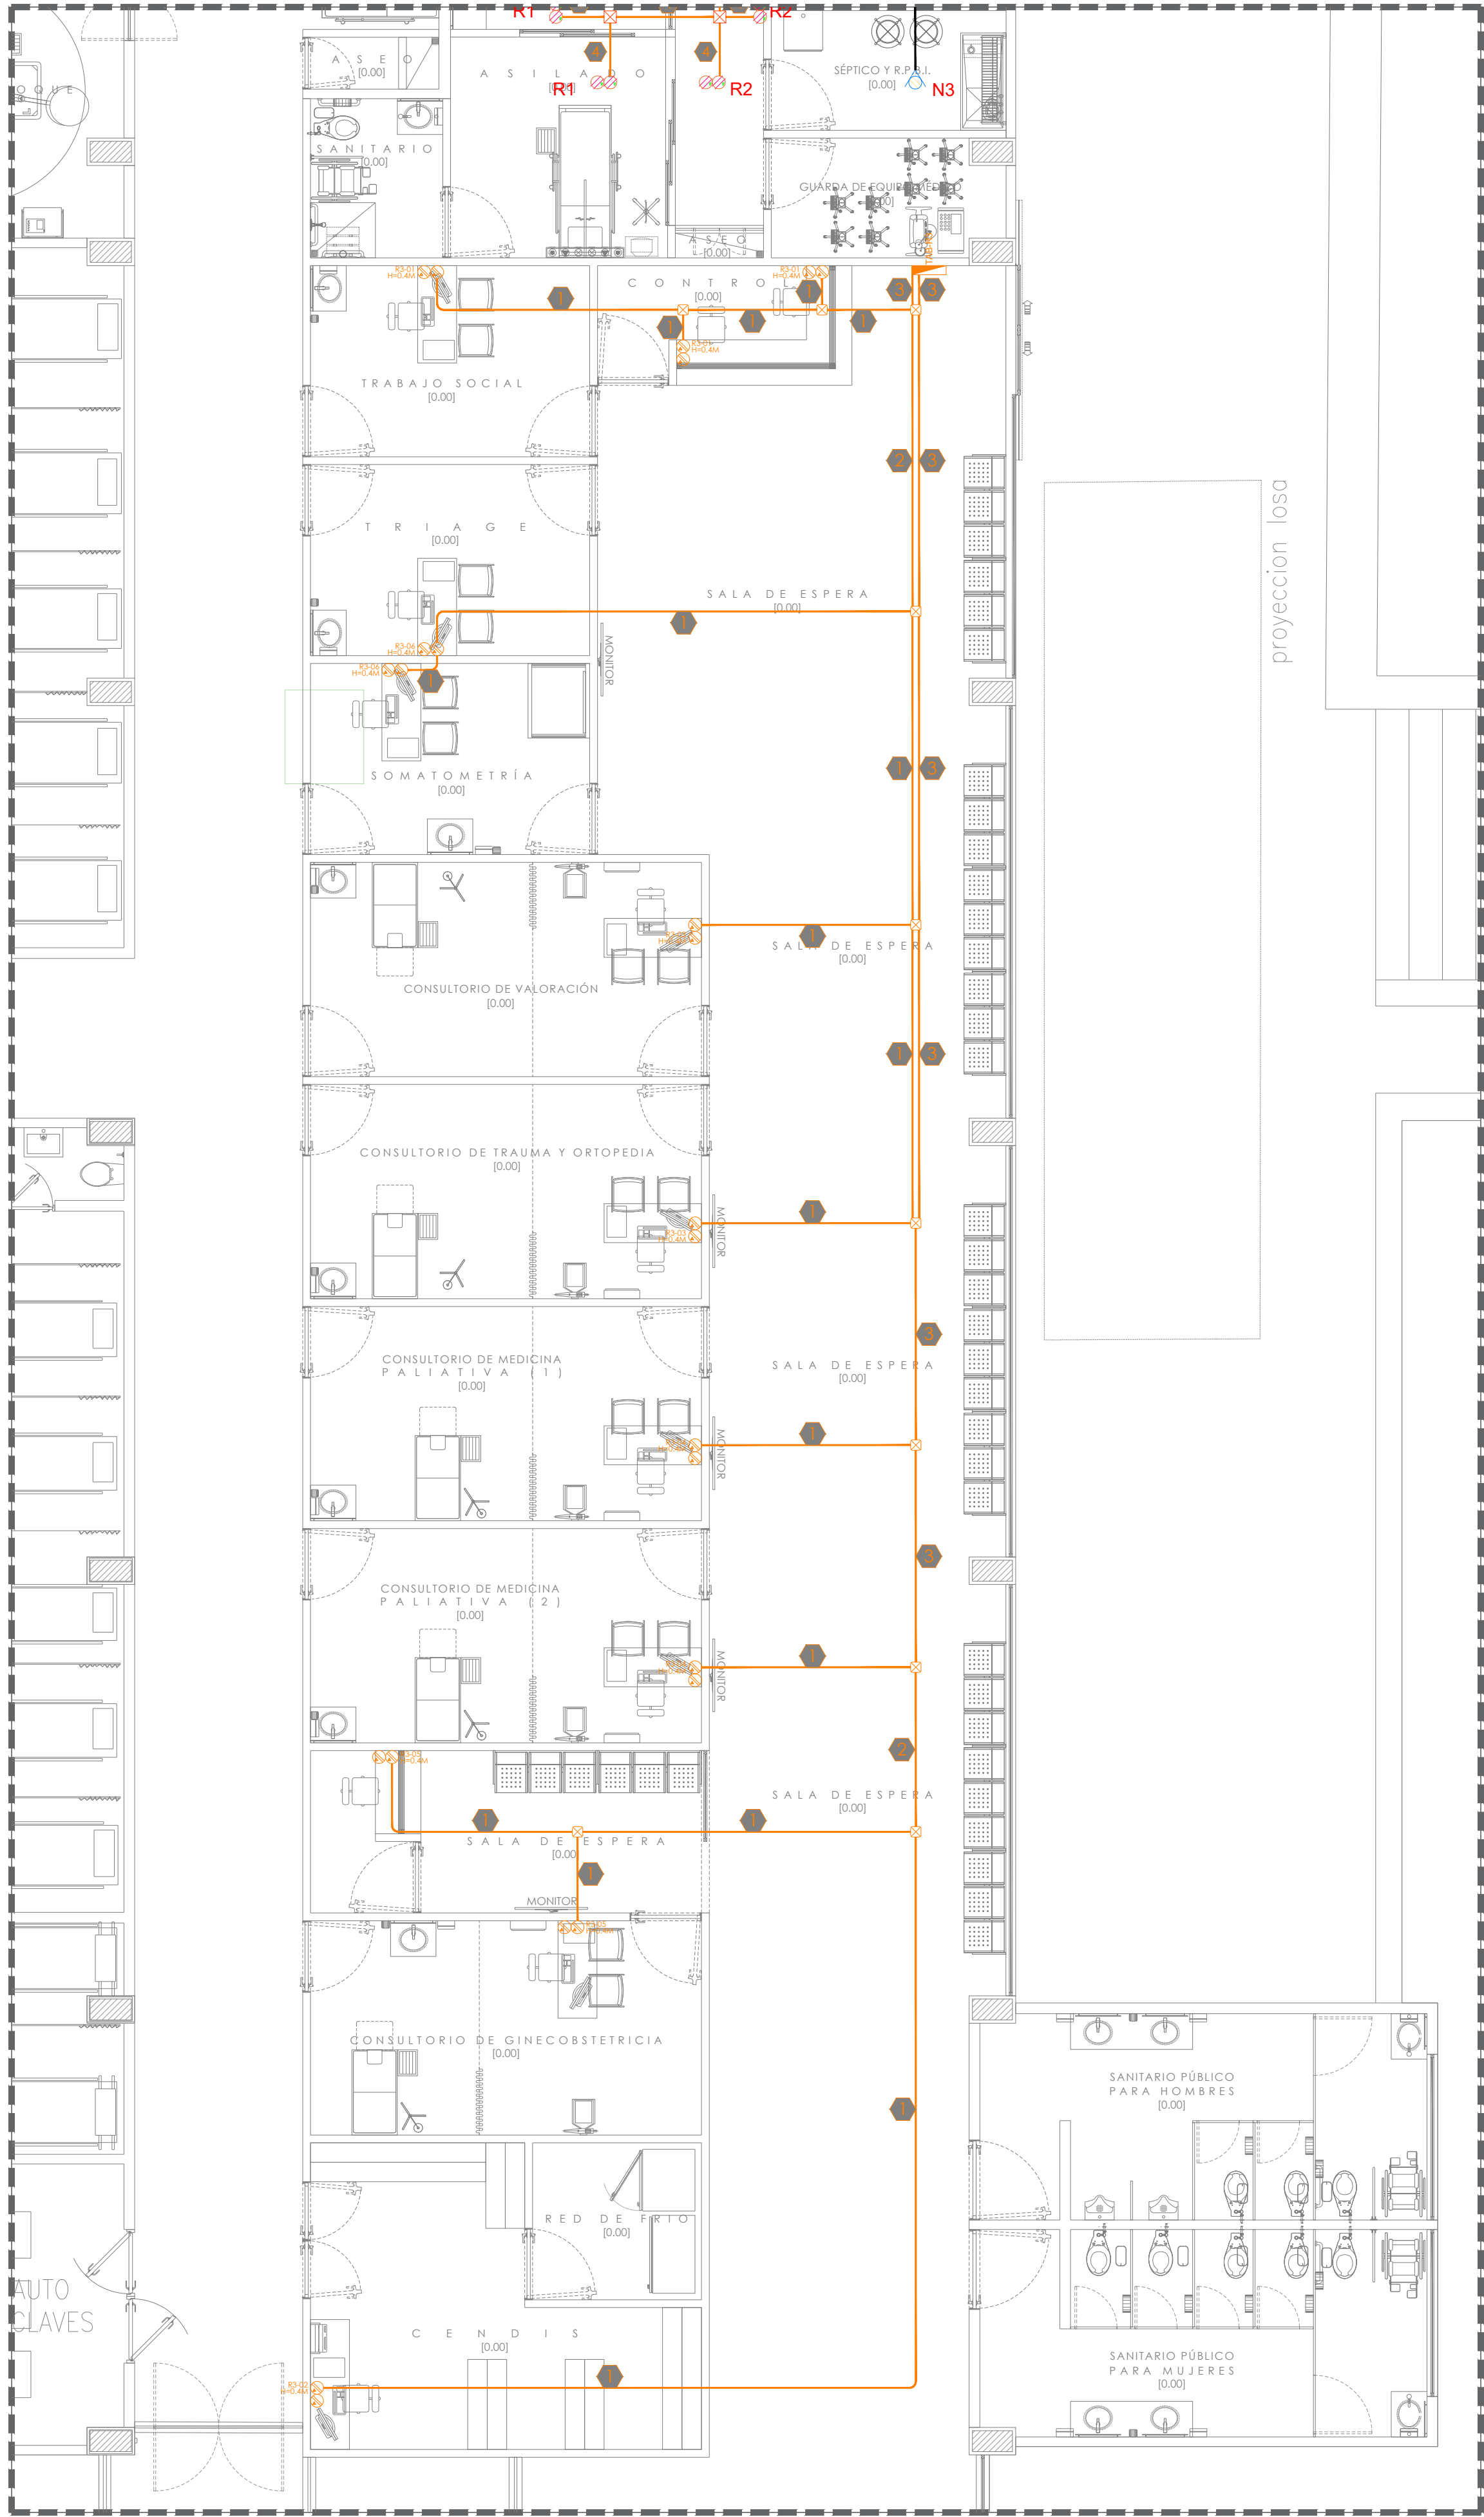


01 | **INSTALACIÓN ELÉCTRICA - CONTACTOS REGULADOS**
HOSPITAL REGIONAL DE TEPATITLÁN 1:75

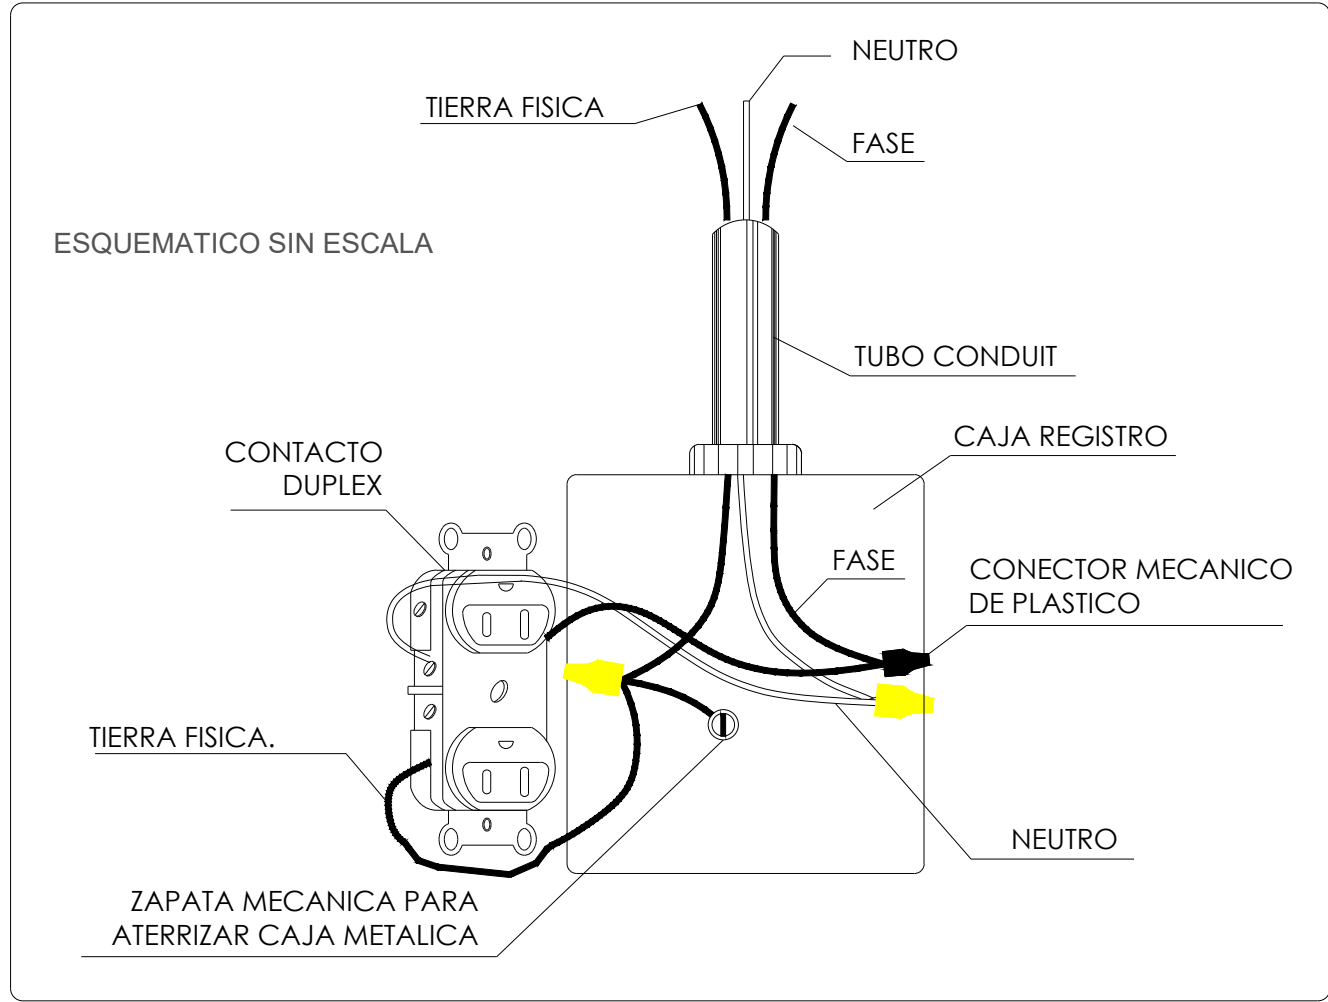


01 | **Detalle de conexión contacto polarizado**
S/E

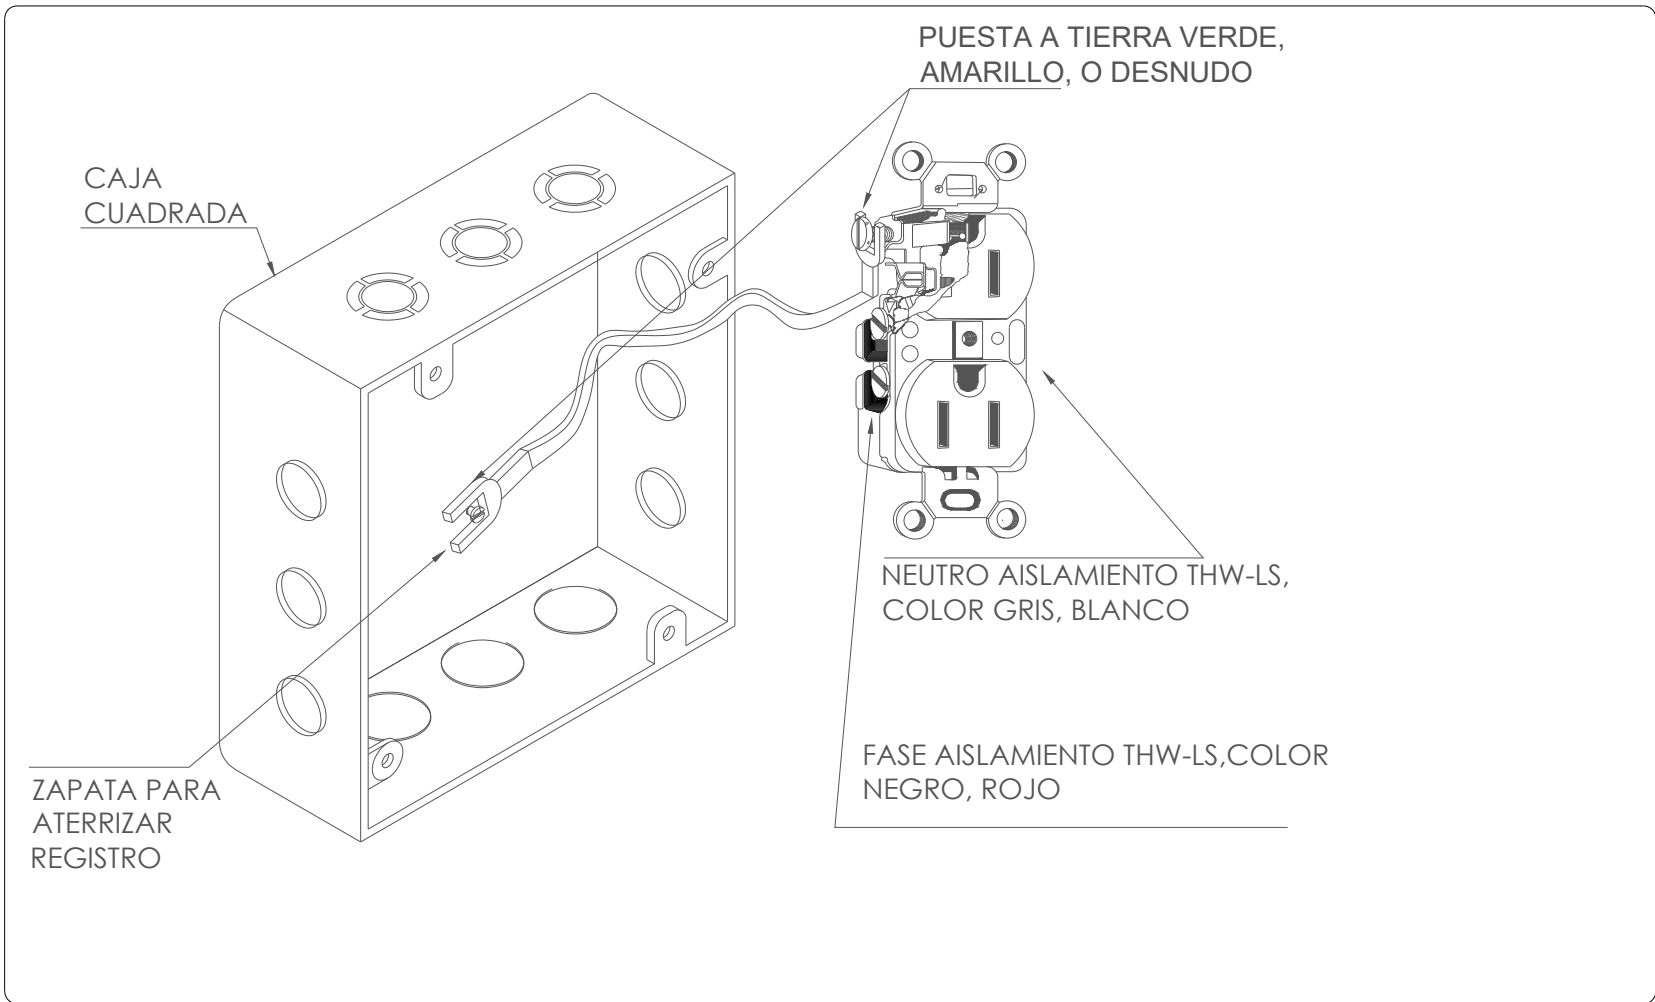


02 | **Detalle de conexión GFCI**
S/E

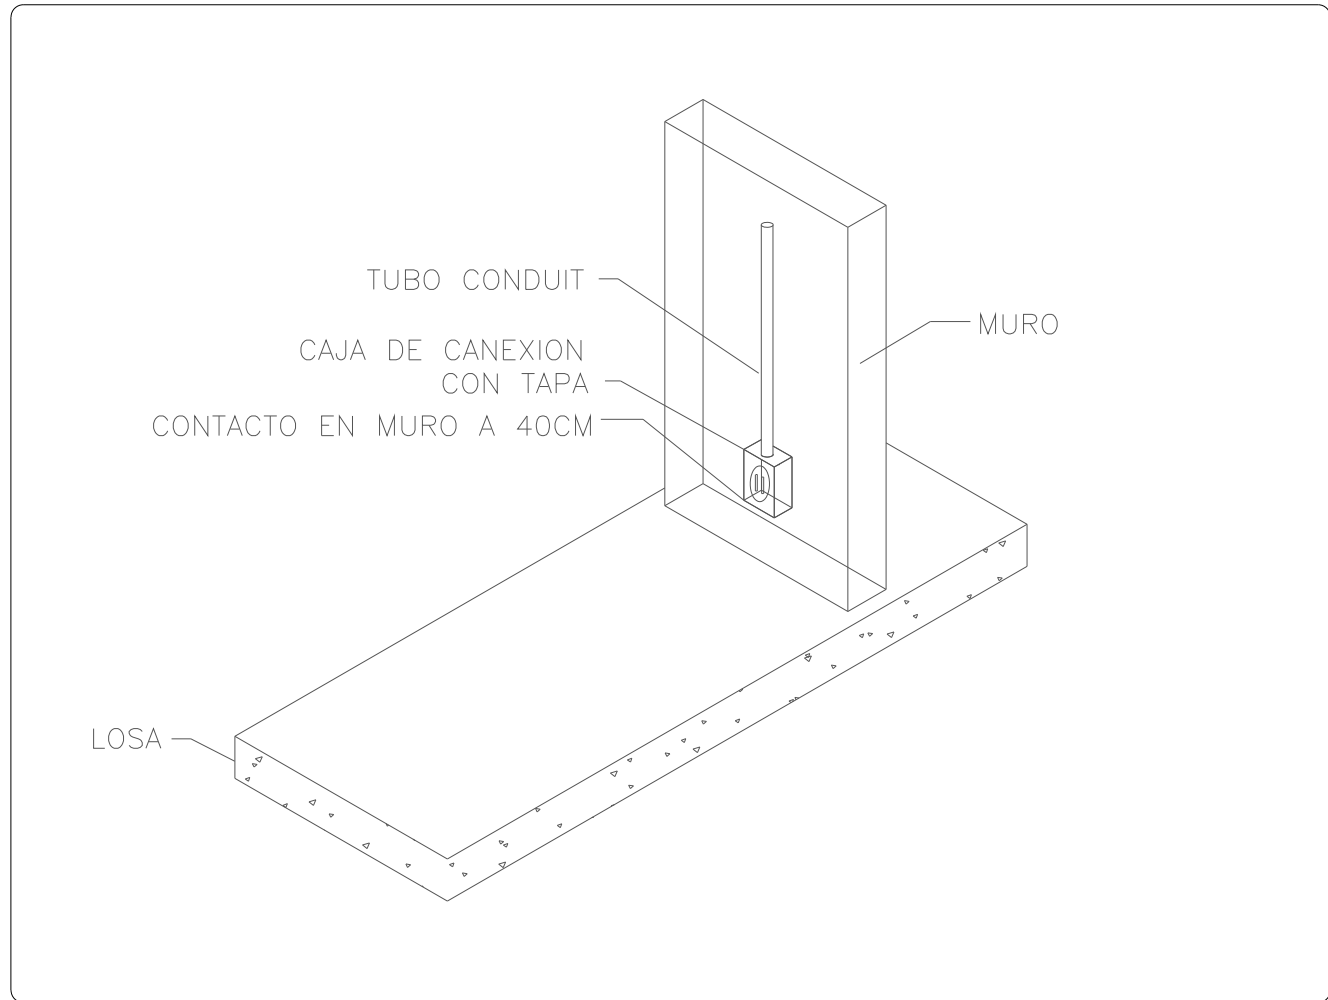

03 | **Detalle tipo para instalación de contacto**
S/E

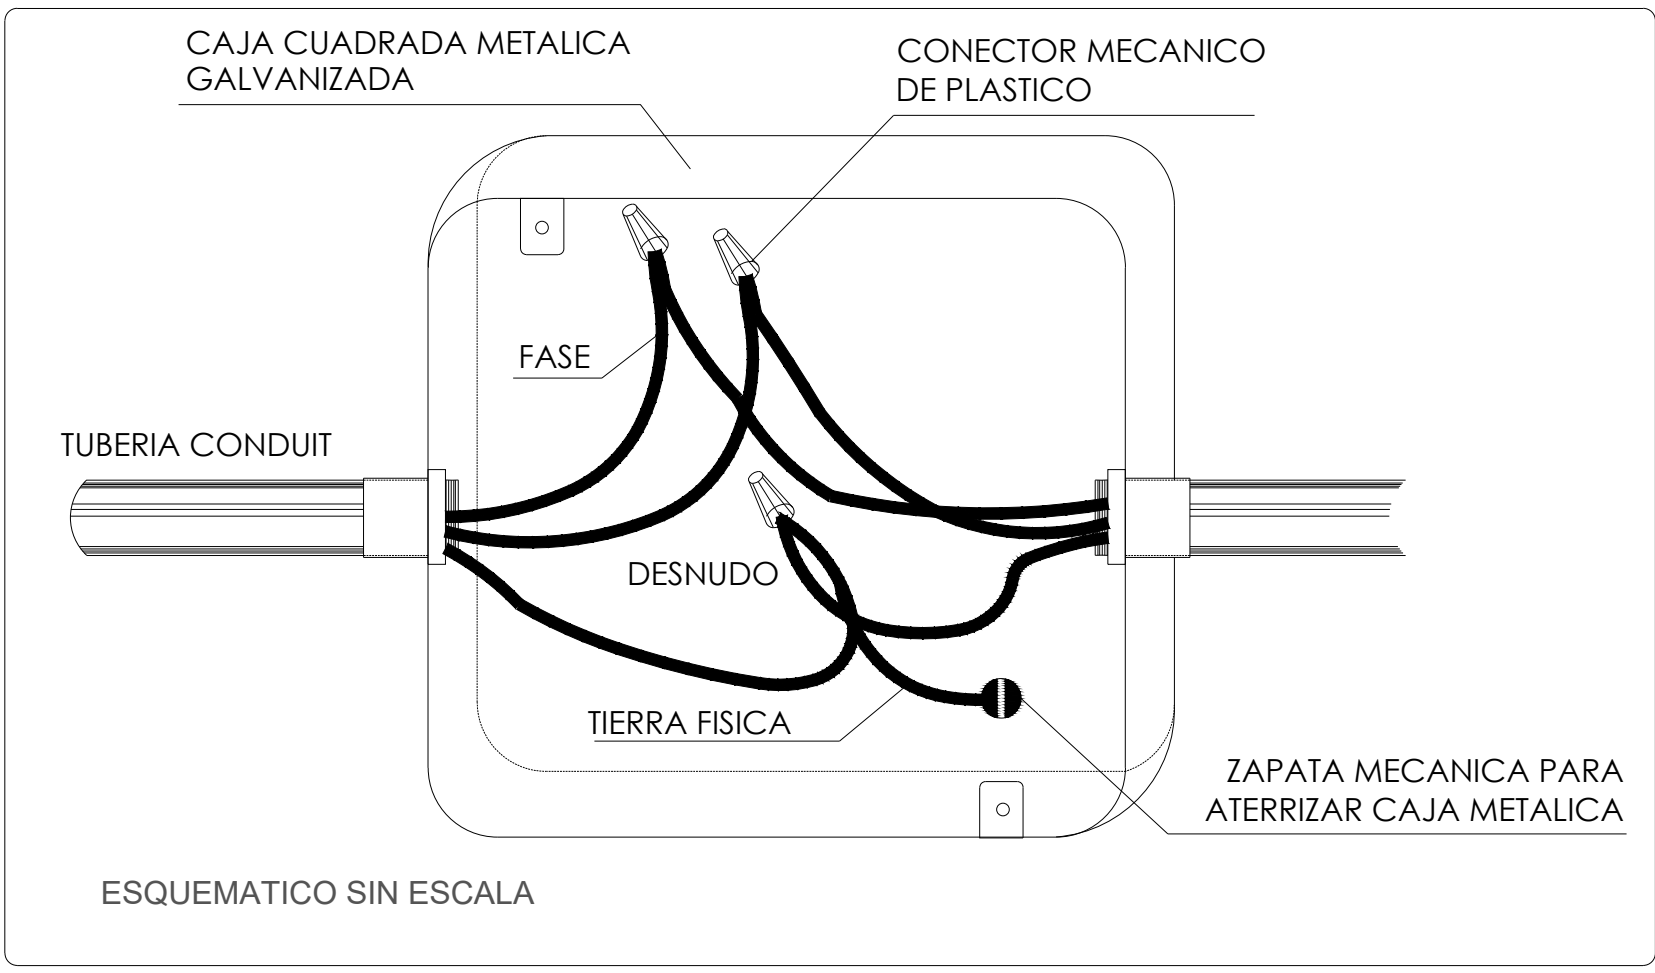

04 | **Registro en caja metálica galvanizada**
S/E

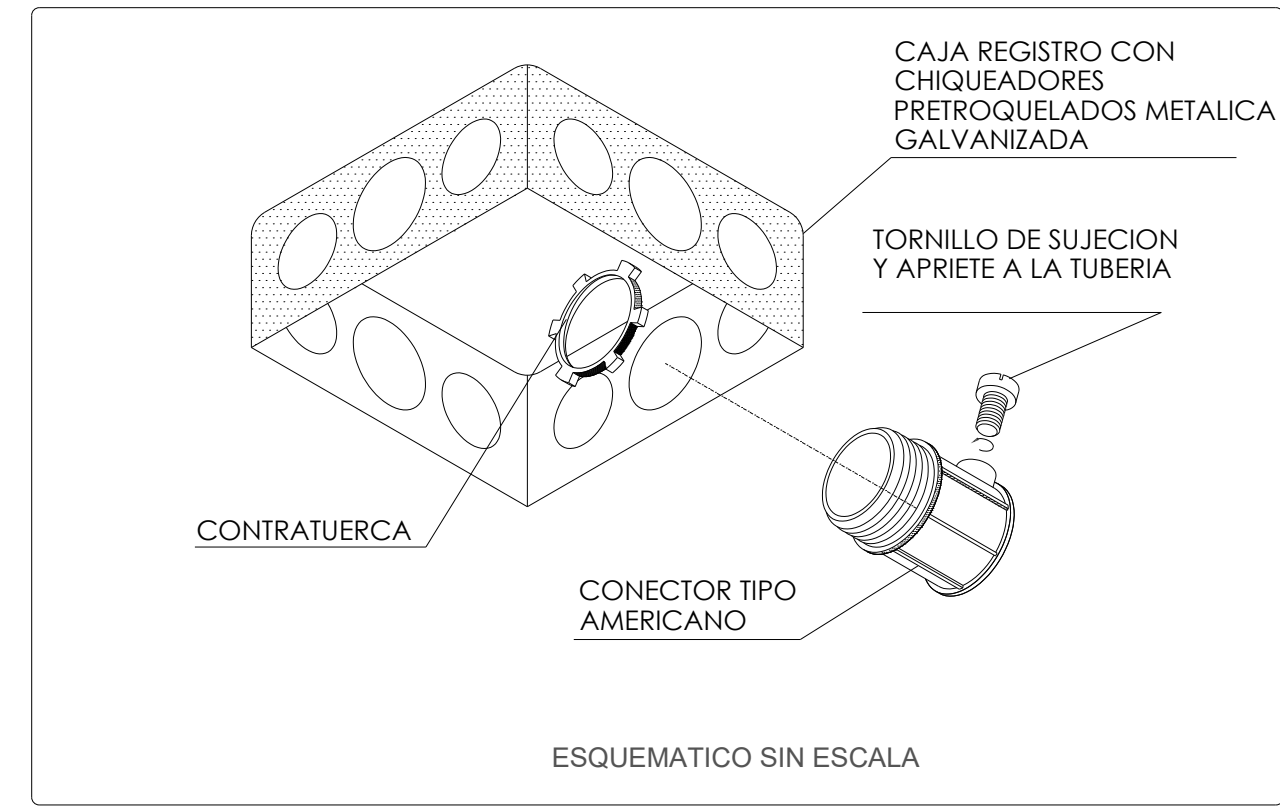

05 | **Detalle instalación caja cuadrada**
S/E

CÉDULA DE CABLEADO						
No.	FASE Y RETORNO mm² (AWG)	NEUTRO mm² (AWG)	TIERRA mm² (AWG)	TUBERIA (mm)Ø	MATERIALES CANALIZ.	CONDUC.
1	1-5.26(10)	1-5.26(10)	1-3.31(12)	16(1/2)	(EMT)	COBRE
2	2-5.26(10)	2-5.26(10)	1-3.31(12)	21(3/4)	(EMT)	COBRE
3	3-5.26(10)	3-5.26(10)	1-3.31(12)	21(3/4)	(EMT)	COBRE
4	4-5.26(10)	2-5.26(10)	1-3.31(12)	21(3/4)	(EMT)	COBRE
5	3-5.26(10)	1-5.26(10)	1-3.31(12)	21(3/4)	(EMT)	COBRE
6	2-5.26(10)	-----	1-3.31(12)	16(1/2)	(EMT)	COBRE
7	5-5.26(10)	-----	1-3.31(12)	21(3/4)	(EMT)	COBRE



HOSPITAL REGIONAL TEPATITLÁN DE MORELOS SIOP-E-SMAFDR-OB-LP-0770-2026

NOTAS:	
SIMBOLOGÍA - REGULADOS	
	RECEPTACULO DUPLEX TIERRA AISLADA, CON CONEXION A TIERRA, 20A, 120VCA, 2P, 3W, GRADO HOSPITAL, MARCA LEVITON CATALOGO 5362-10, COLOR NARANJA, PLACA DE NYLON CATALOGO LEVITON N04-80703-10 ALTURA DE INSTALACION ESPECIFICADA EN PLANO.
	REGISTRO RECTANGULAR PARA CONEXIONES ELECTRICAS
	TABLERO ELECTRICO (MAYOR INFLAMACION EN CUADRO DE CARGA Y DIAGRAMA UNIFILAR)
	TUBERIA POR PLAFON O MURO, DIAMETRO ACORDE A CEDULA DE CABLEADO
	TUBERIA POR PISO, DIAMETRO ACORDE A CEDULA DE CABLEADO

AUTORIZACIÓN:	
Ing. Joel Iván Zuñiga Gosálvez Director General de Proyectos de Ingeniería	
Ing. Francisco Luciano Valdez Román Direccion de Proyectos de Infraestructura Eléctrica y Mecánica	

DATOS GENERALES:	
Localización: Calle Amado Nervo #1025, La Gloria, C.P. 46760, Tepatlán de Morelos.	
Municipio: Tepatlán de Morelos, Jal.	

PROYECTO:	
REHABILITACIÓN DEL ÁREA DE CONSULTA DE URGENCIAS Y CIRCULACIONES EN EL HOSPITAL REGIONAL DE TEPATITLÁN DE MORELOS, EN EL MUNICIPIO DE TEPATITLÁN DE MORELOS, JALISCO.	

CONTENIDO:	
INSTALACIÓN ELÉCTRICA - CONTACTOS REGULADOS	

ESCALA:	FECHA:	CLAVE DE PLANO:
1:75	SEPTIEMBRE 2026	CONT-03





JALISCO

GOBIERNO DEL ESTADO

UBICACIÓN:

NOTAS:

SIMBOLOGÍA

	LUMINARIA PANEL LED CUADRADA 60X60, 43W, 127-220V.
	LUMINARIA SPOT DOWNLIGHT, 24W, 127V.
	LUMINARIA SPOT STEAM, 9W, 127V.
	TIRA LED, 5W/M, 24VCD.
	DRIVER PARA TIRA LED 250W, 127-220VCA, SALIDA DE 12-24VCD.
	APAGADOR SENCILLO, 20A, 127V.
	APAGADOR ESCALERA, 20A, 127V.
	SENSOR DE OCUPACIÓN, RADIO DE DETECCIÓN 6M, 35MA, 24VCD.
	POWERPACK PARA SENSOR DE OCUPACIÓN, 20A, 127-220VCA, SALIDA DE 24VCD.
	TABLERO ELÉCTRICO. MÁS DETALLES EN CUADRO DE CARGAS.
	CAJA REGISTRO GALVANIZADA, TAMAÑO ESPECIFICADO EN CEDULA DE CABLEADO.
	TUBERIA POR PLAFÓN, TAMAÑO Y MATERIAL ESPECIFICADOS EN CEDULA DE CABLEADO.

AUTORIZACIÓN:

Ing. Joel Iván Zuñiga Gosálvez
Director General de Proyectos de Ingeniería

Ing. Francisco Luciano Valdez Román
Dirección de Proyectos de Infraestructura Eléctrica y Mecánica

DATOS GENERALES:

Localización: Calle Amado Nervo #1025, La Gloria, C.P. 47670,
Tepetitlán de Morelos.

Municipio: Tepetitlán de Morelos, Jal.

PROYECTO:

REHABILITACIÓN DEL ÁREA DE CONSULTA DE URGENCIAS Y CIRCULACIONES EN EL HOSPITAL REGIONAL DE TEPETITLÁN DE MORELOS, EN EL MUNICIPIO DE TEPETITLÁN DE MORELOS, JALISCO.

CONTENIDO:

INSTALACIÓN ELÉCTRICA - ILUMINACIÓN

ESCALA:

1:75

FECHA:

SEPTIEMBRE 2026

CLAVE DE PLANO:


ILUM-01

Infraestructura
y Obra Pública


1:150



- 1.- TODA LA TUBERÍA SERÁ DE TUBOPLUS O SIMILAR. TODAS LAS CONEXIONES SERÁN DE PP-R TUBOPLUS O SIMILAR.
- 2.- TODAS LAS SALIDAS PARA MINGITORIOS Y W.C., TENDRÁN UNA CÁMARA DE AIRE DE 0.60 m.
- 3.- TODAS LAS SALIDAS HIDRÁULICAS DE Ø13 mm TENDRÁN UNA CÁMARA DE AIRE DE 0.30 m.
- 4.- TODOS LOS LAVABOS, FREGADEROS, LAVAVAJILLAS Y REFRIGERADORES, LLEVARÁN UNA LLAVE DE CONTROL ANGULAR METÁLICA PARA CONTROL DE AGUA DE ½ HEMBRA X ½ MACHO MODELO IP-100 MARCA COFLEX O SIMILAR.
- 5.- TODOS LOS LAVABOS SE CONECTARÁN A LA LÍNEA HIDRÁULICA POR MEDIO DE MANGUERAS FLEXIBLES EN VINIL BLANCO, EXTREMOS ROSCADOS HEMBRA DE ½x½x12" MODELO VLB-C12, MARCA COFLEX O SIMILAR.
- 6.- TODOS LOS FREGADEROS SE CONECTARÁN A LA LÍNEA HIDRÁULICA POR MEDIO DE MANGUERAS FLEXIBLES EN VINIL BLANCO, EXTREMOS ROSCADOS HEMBRA DE ½x½x16", MODELO VLB-C16 MARCA COFLEX O SIMILAR.

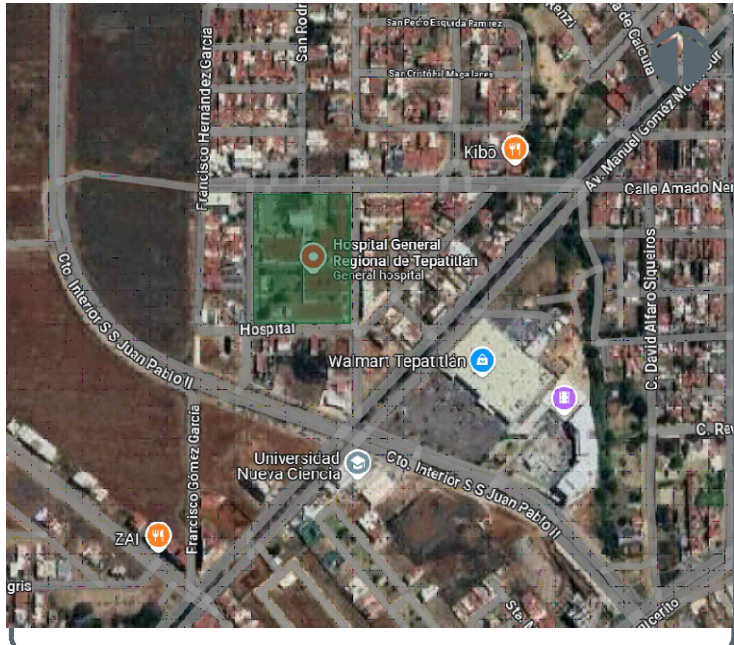

 TUBERÍA HIDRÁULICA AGUA FRÍA
 TUBERÍA HIDRÁULICA AGUA CALIENTE
 TUBERÍA RECIRCULACIÓN DE AGUA CALIENTE
 INTERVENCIÓN 2026

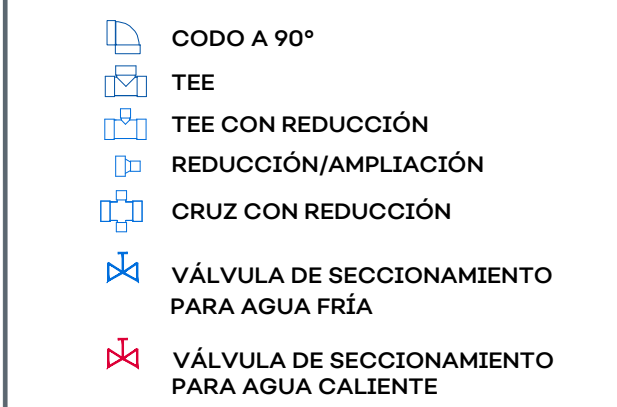

Ing. David Miguel Zamora Bueno
Secretario de Infraestructura y Obra Publica del
Estado de Jalisco

Mtro. Joel Iván Zúñiga
Gosálvez
Director General de Proyectos
de Ingeniería

Ing. Raúl Fletes López
Director de Proyectos
Hidráulicos

Localización: Calle Amado Nervo #1025, La Gloria, C.P.
47670, Tepetitlan de Morelos.

Municipio: Tepetitlan de Morelos, Jal.

REHABILITACIÓN DEL ÁREA DE CONSULTA DE URGENCIAS Y
CIRCULACIONES EN EL HOSPITAL REGIONAL DE TEPATITLÁN DE
MORELOS, EN EL MUNICIPIO DE TEPATITLÁN DE MORELOS,
JALISCO.

Planta General de Instalación Hidráulica



1:150

SEPTIEMBRE 2026

PG-AP-01



HOSPITAL REGIONAL TEPATITLÁN DE MORELOS SIOP-E-SMAFDR-OB-LP-0770-2026

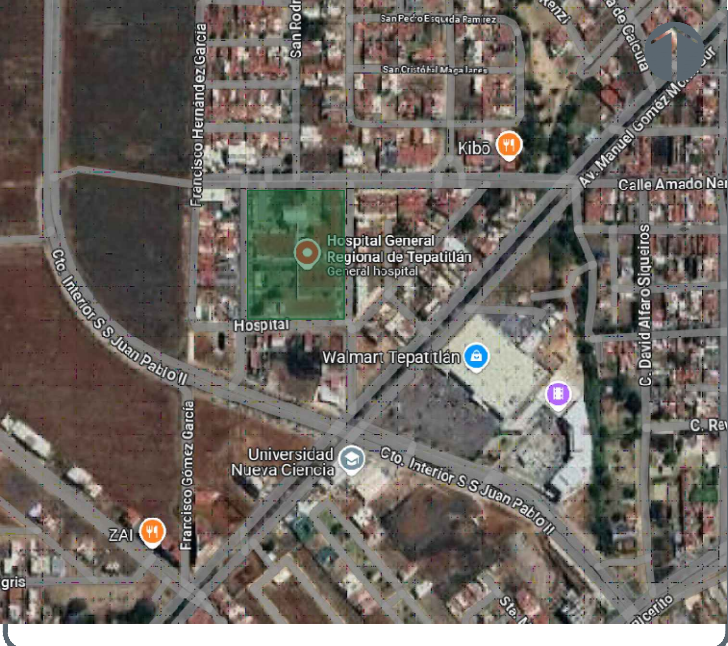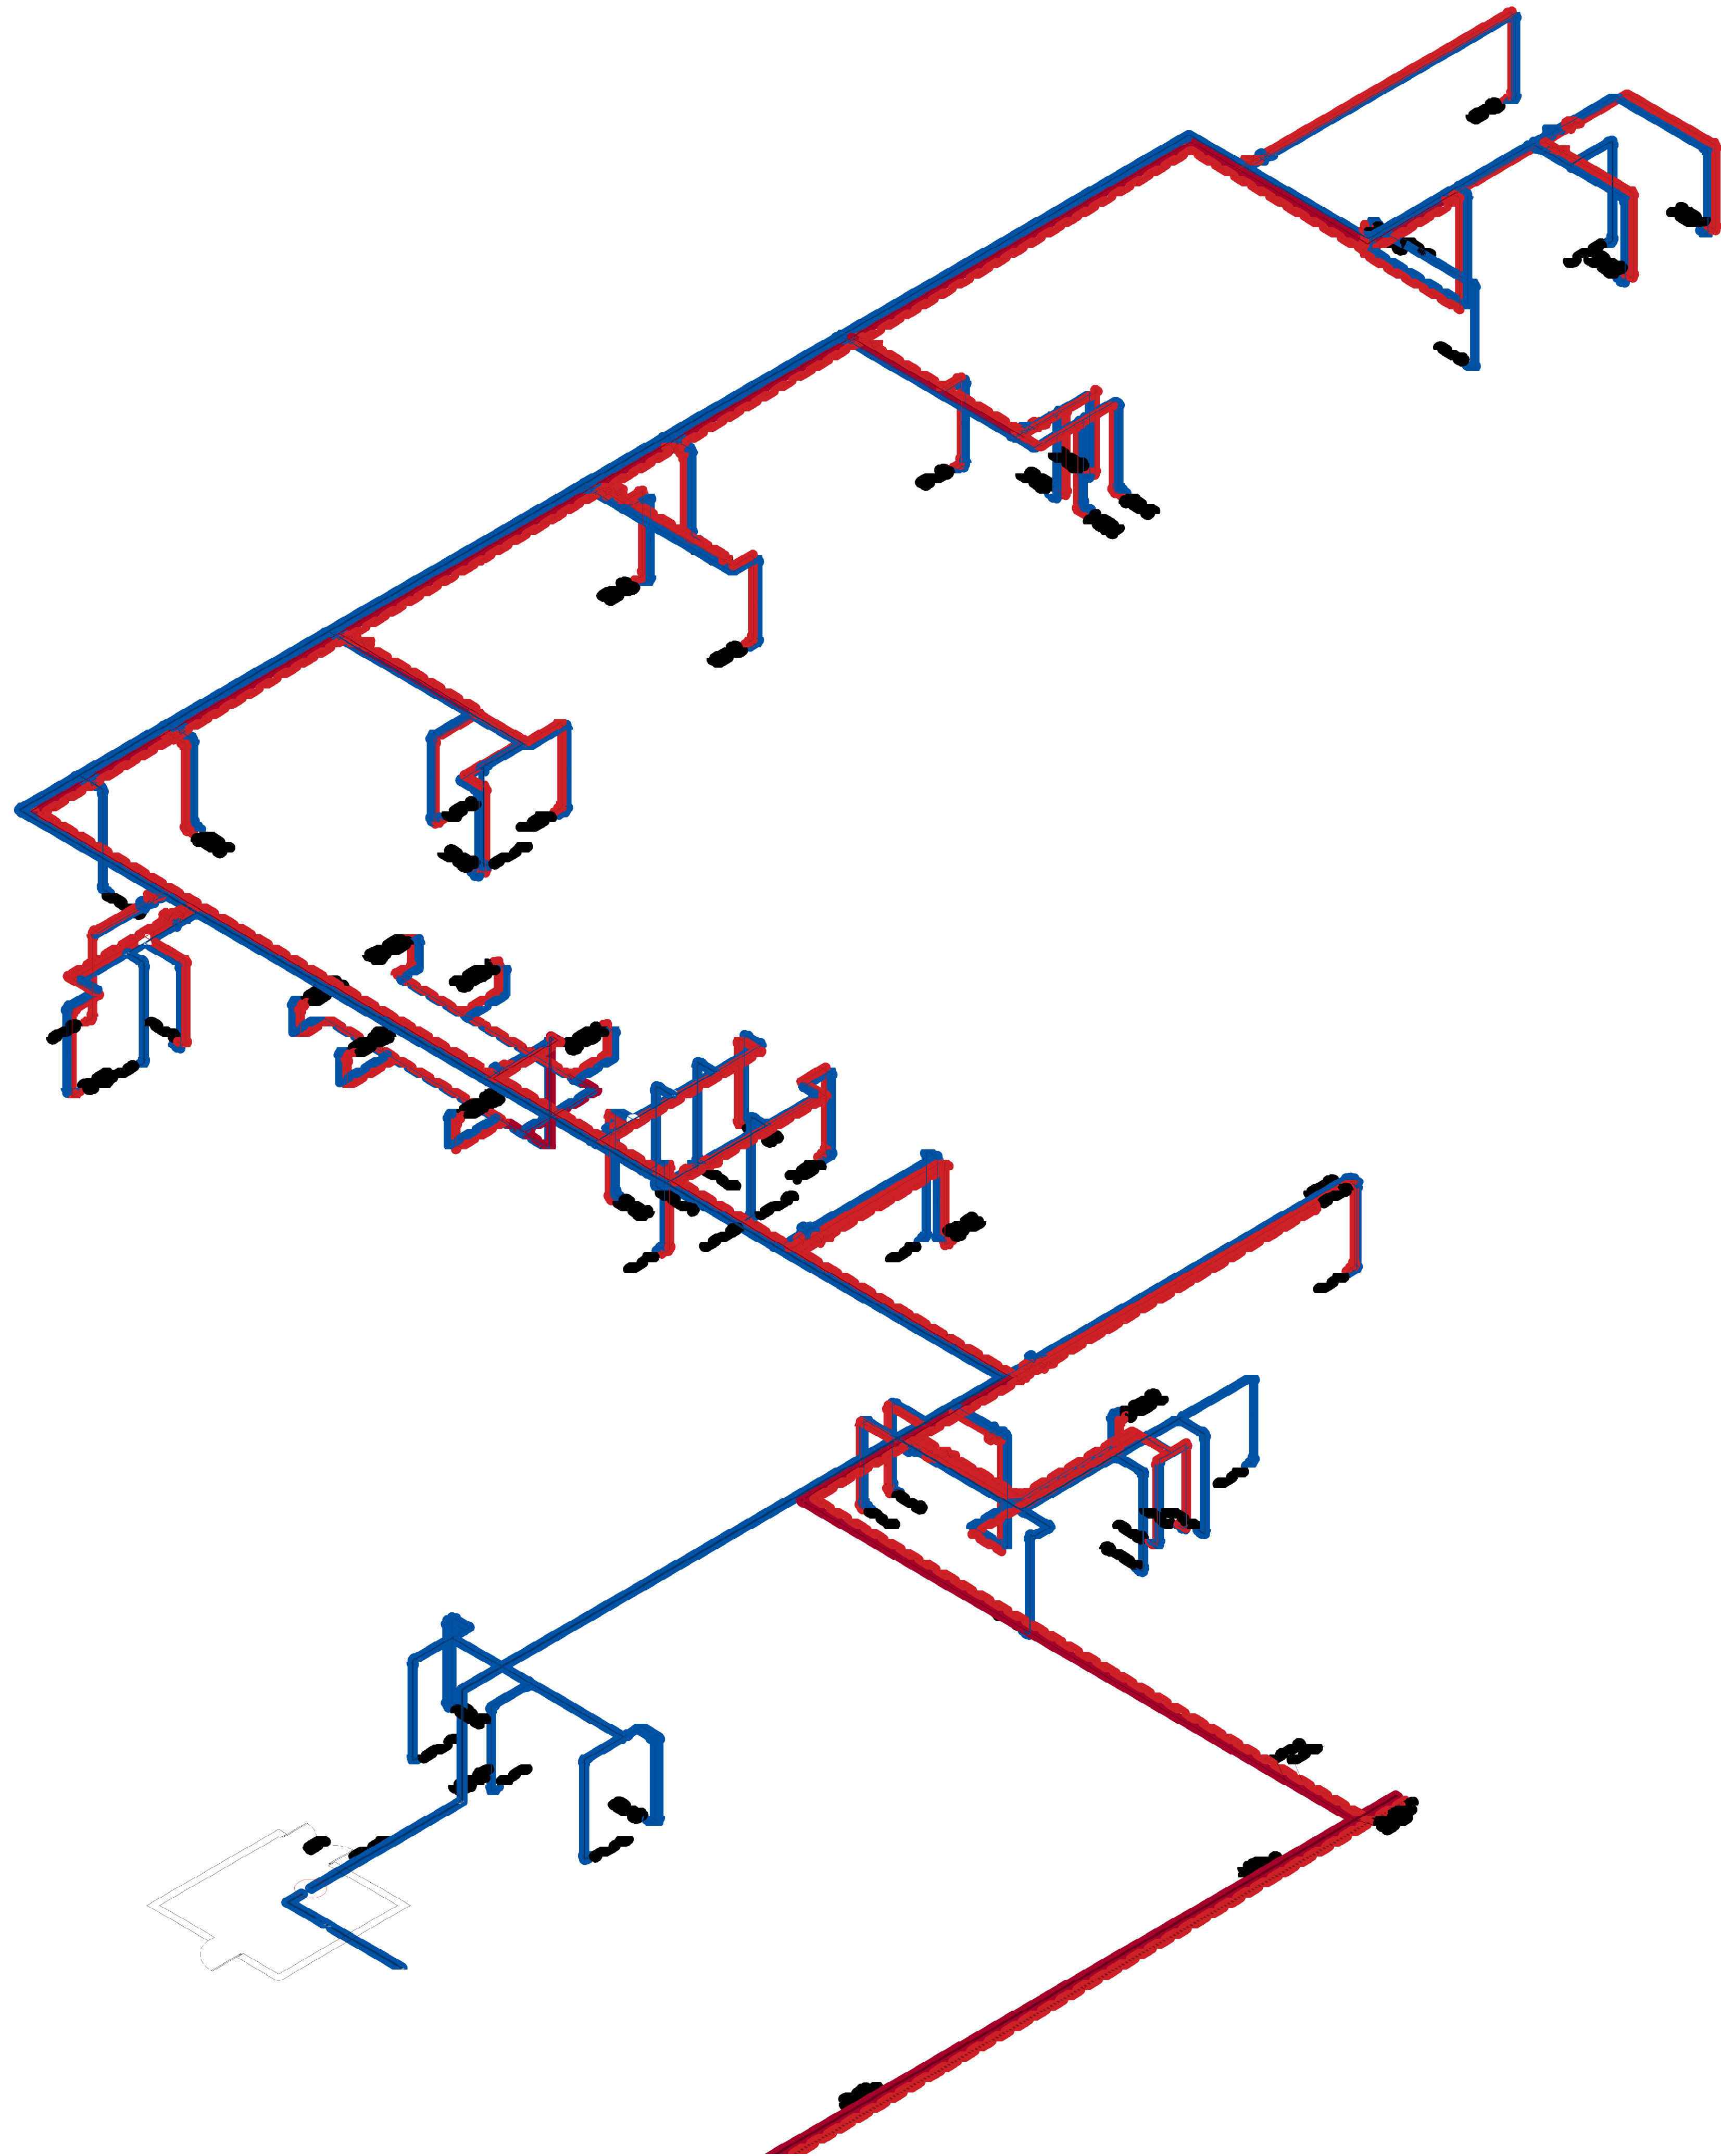


HOSPITAL REGIONAL TEPATITLÁN DE MORELOS SIOP-E-SMAFDR-OB-LP-0770-2026

NOTAS:

- TUBERÍA HIDRÁULICA AGUA FRÍA
- TUBERÍA HIDRÁULICA AGUA CALIENTE
- TUBERÍA RECIRCULACIÓN DE AGUA CALIENTE
- CODO A 90°
- TEE
- TEE CON REDUCCIÓN
- REDUCCIÓN/AMPLIACIÓN
- CRUZ CON REDUCCIÓN
- VÁLVULA DE SECCIONAMIENTO PARA AGUA FRÍA
- VÁLVULA DE SECCIONAMIENTO PARA AGUA CALIENTE


AUTORIZACIÓN:		
Ing. David Miguel Zamora Bueno Secretario de Infraestructura y Obra Publica del Estado de Jalisco		
Mtro. Joel Iván Zúñiga Gosálvez Director General de Proyectos de Ingeniería	Ing. Raúl Fletes López Director de Proyectos Hidráulicos	
DATOS GENERALES		
Localización: Calle Amado Nervo #1025, La Gloria, C.P. 47670, Tepatitlan de Morelos. Municipio: Tepatitlan de Morelos, Jal.		
PROYECTO:		
REHABILITACIÓN DEL ÁREA DE CONSULTA DE URGENCIAS Y CIRCULACIONES EN EL HOSPITAL REGIONAL DE TEPATITLÁN DE MORELOS, EN EL MUNICIPIO DE TEPATITLÁN DE MORELOS, JALISCO.		
CONTENIDO:		
Planta General de Instalación Hidráulica		
ESCALA:	FECHA:	CLAVE DE PLANO:
1:150	SEPTIEMBRE 2026	PG-AP-02



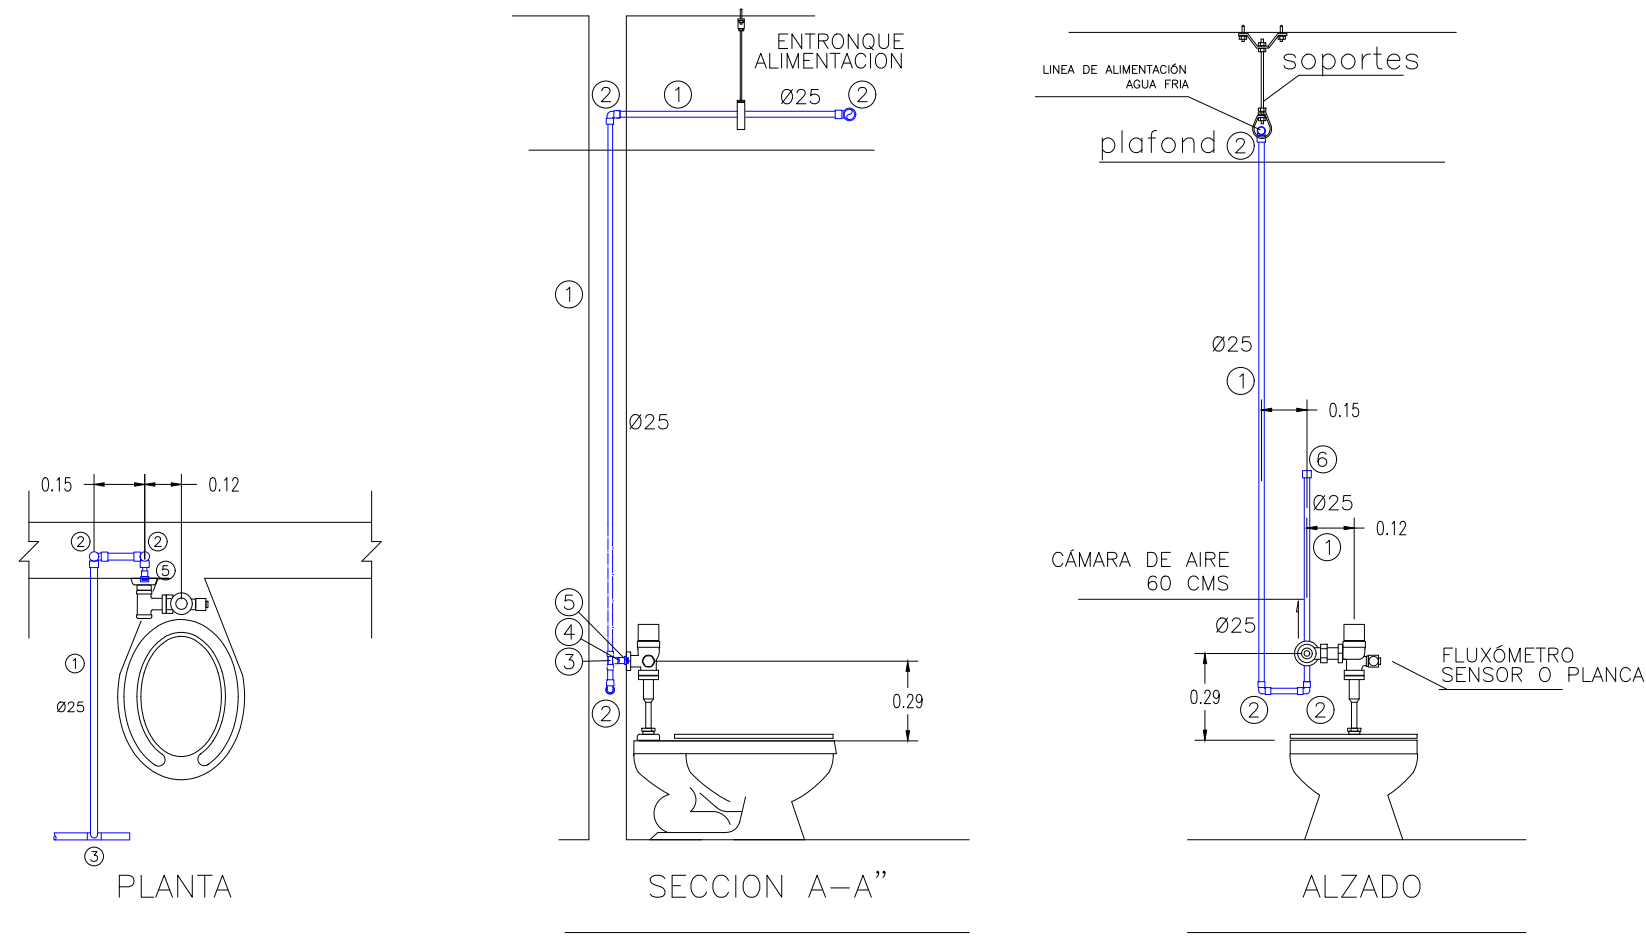

- 1- TUBO DE PP-R TUBOPLUS 380
- 2- CODO 90° DE PVC DE 380
- 3- TEE DE PVC DE 380
- 4- ADAPTADOR MACHO PP-R TUBOPLUS 380
- 5- TAPÓN GALVANIZADO DE 380 PARA PRUEBA
- 6- TAPÓN HEMBRA PVC DE 380


INODORO FLUXÓMETRO CON SENSOR O PALANCA SIN ESCALA.

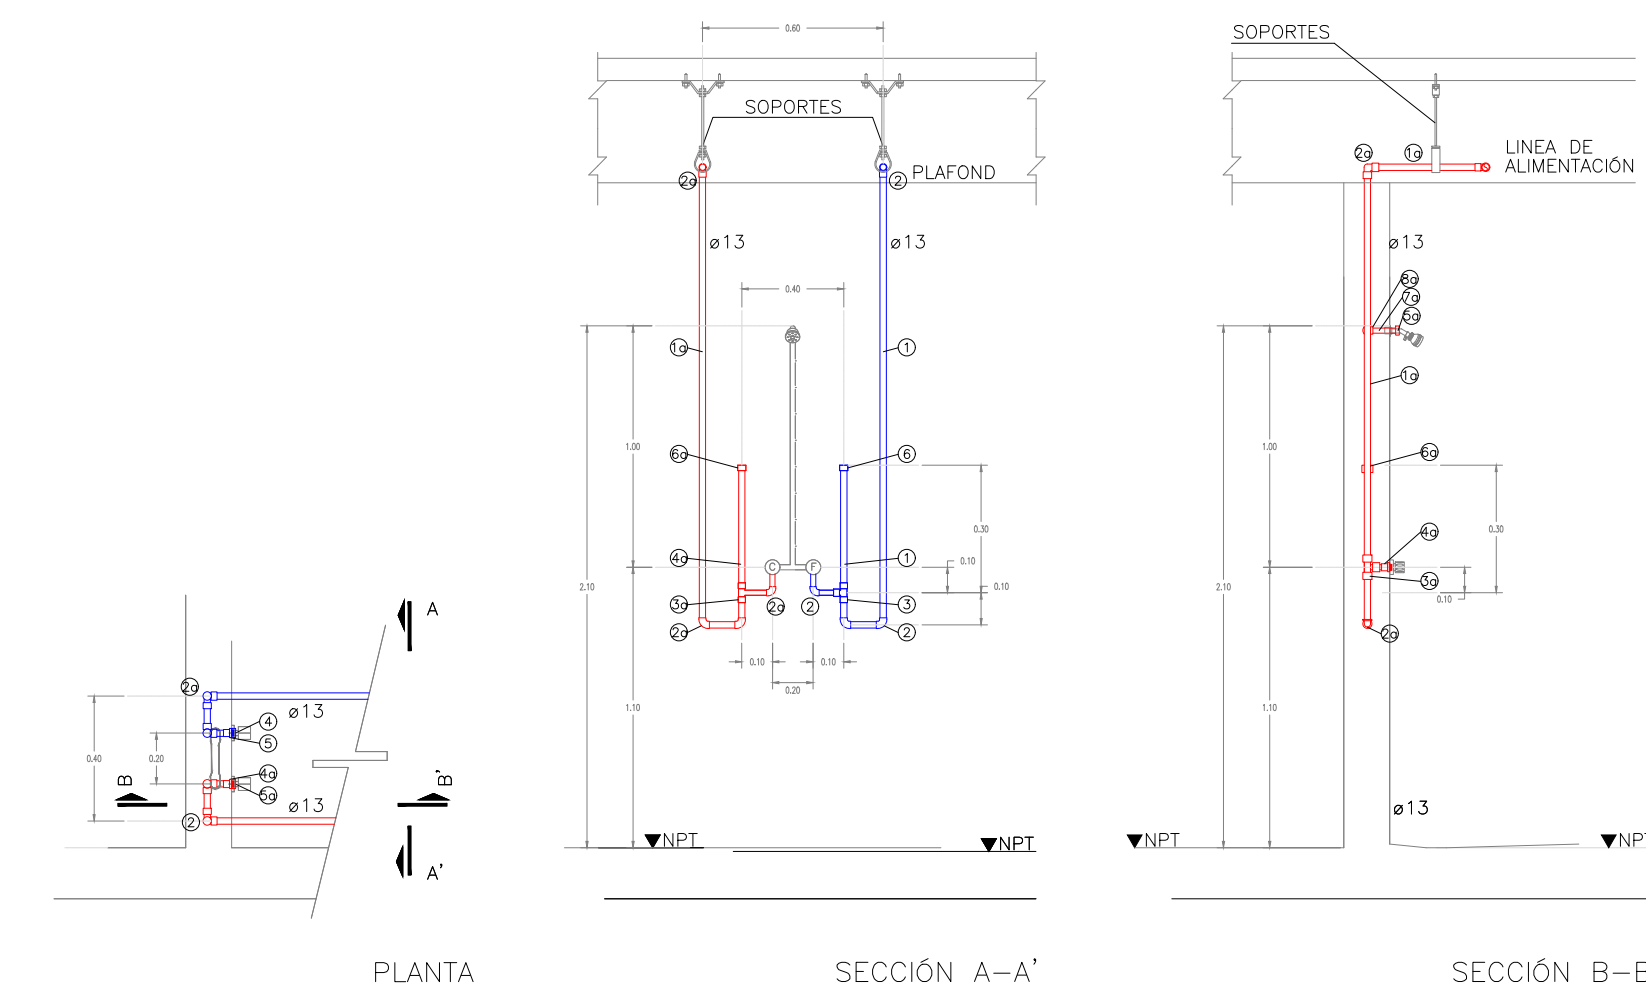

- MATERIAL AGUA FRIA
- 1- TUBO DE PP-R TUBOPLUS 130
 - 2- CODO 90° DE PVC DE 130
 - 3- TEE DE PVC DE 130
 - 4- ADAPTADOR MACHO PP-R TUBOPLUS 130
 - 5- TAPÓN GALVANIZADO DE 130 PARA PRUEBA
 - 6- TAPÓN HEMBRA PVC DE 130
 - 7- LLAVE ANGULAR DE 130


- MATERIAL AGUA CALIENTE
- 1a- TUBO DE CPVC RD.11 130
 - 2a- CODO 90° DE CPVC DE 130
 - 3a- TEE DE CPVC DE 130
 - 4a- ADAPTADOR MACHO CPVC INSERTO BCE.130
 - 5a- TAPÓN GALVANIZADO DE 130 PARA PRUEBA
 - 6a- TAPÓN HEMBRA CPVC DE 130
 - 7a- NIPLE GALVANIZADO DE 13X1000 PARA PRUEBA
 - 8a- CODO 90° CPVC HEMBRA INSERTO BCE. 130

FREGADERO SIN ESCALA.

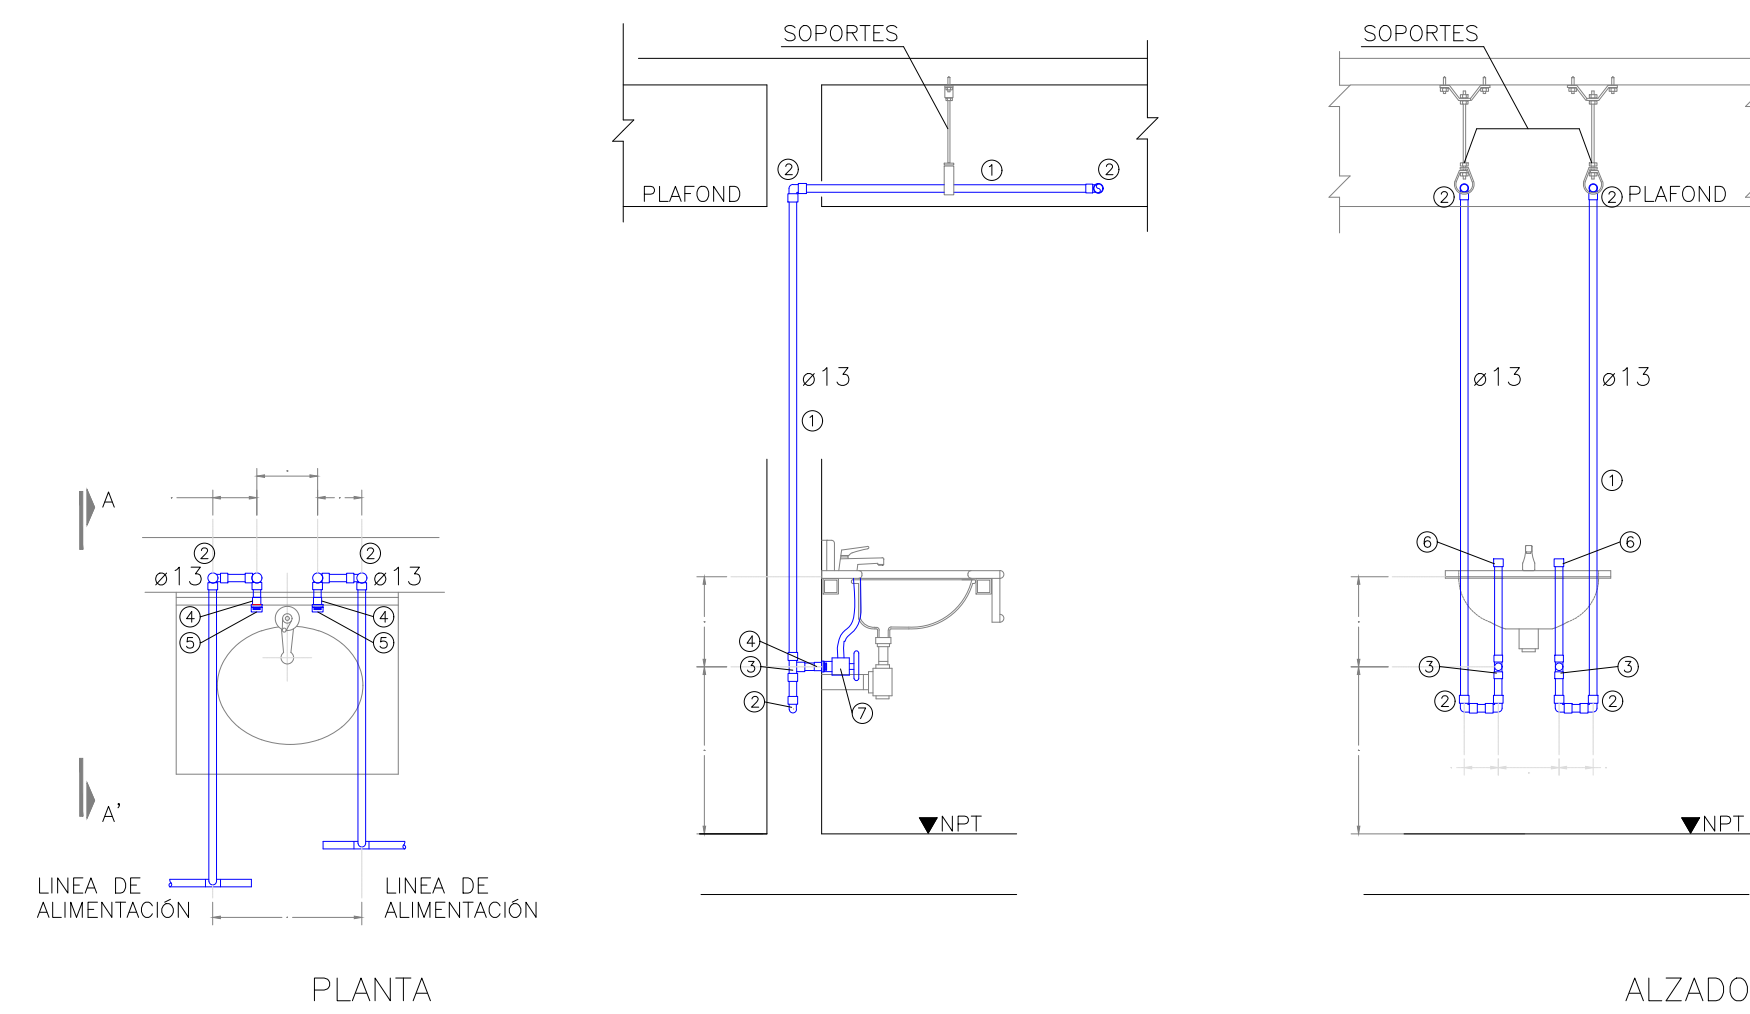


- 1- TUBO DE PP-R TUBOPLUS 130
- 2- CODO 90° DE PVC DE 130
- 3- TEE DE PVC DE 130
- 4- ADAPTADOR MACHO PP-R TUBOPLUS 130
- 5- TAPÓN GALVANIZADO DE 130 PARA PRUEBA
- 6- TAPÓN HEMBRA PVC DE 130
- 7- LLAVE ANGULAR DE 130

LAVABO SIN ESCALA.

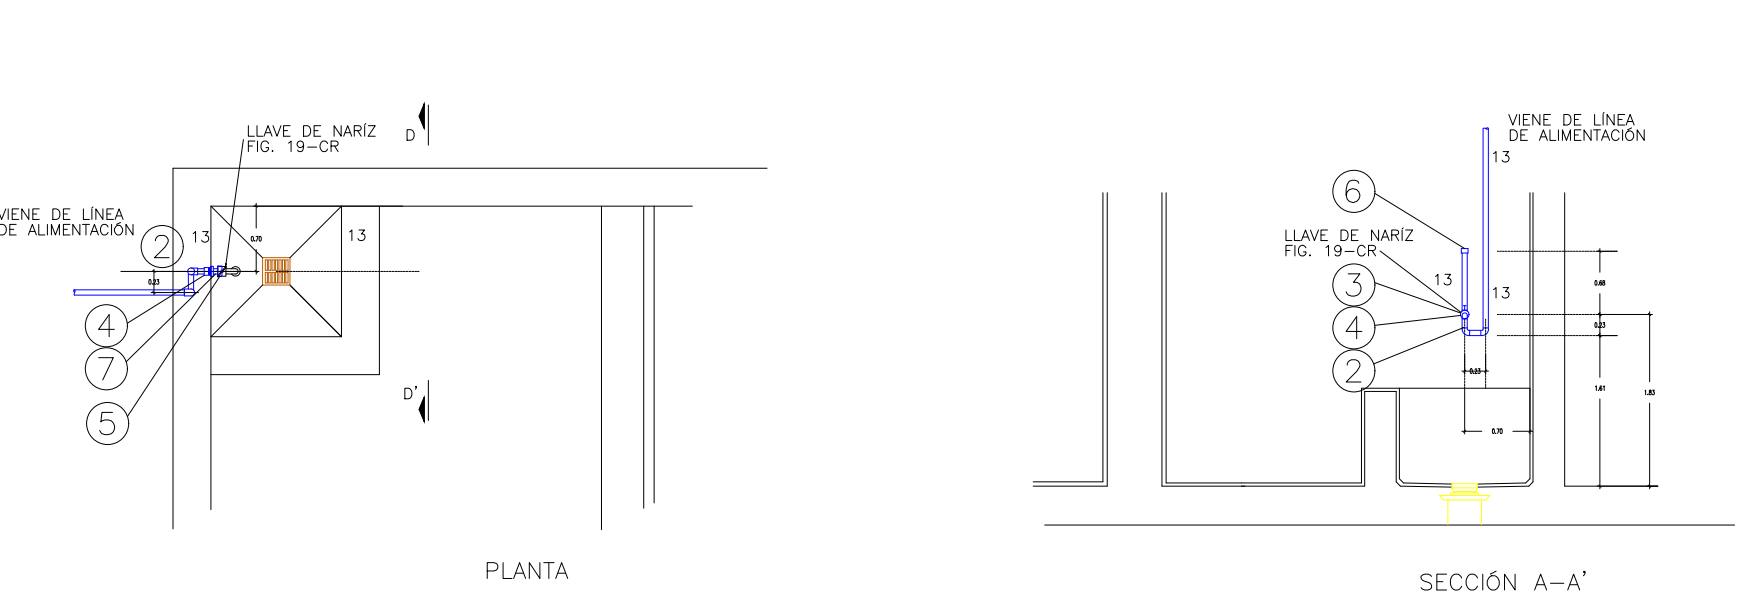


- MATERIAL AGUA FRIA
- 1- TUBO DE PP-R TUBOPLUS 130
 - 2- CODO 90° DE PVC DE 130
 - 3- TEE DE PVC DE 130
 - 4- ADAPTADOR HEMBRA PP-R TUBOPLUS 130
 - 5- TAPÓN GALVANIZADO DE 130 PARA PRUEBA
 - 6- TAPÓN HEMBRA PVC DE 130
 - 7- NIPLE FO. GALVANIZADO DE 13X1000 PARA PRUEBA

VERTEDRO SIN ESCALA.

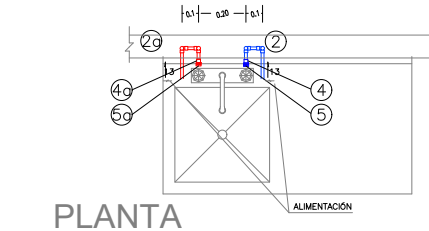


- MATERIAL AGUA FRIA
- 1- TUBO DE PP-R TUBOPLUS 130
 - 2- CODO 90° DE PVC DE 130
 - 3- TEE DE PVC DE 130
 - 4- ADAPTADOR MACHO PP-R TUBOPLUS 130
 - 5- TAPÓN GALVANIZADO DE 130 PARA PRUEBA
 - 6- TAPÓN HEMBRA PVC DE 130
 - 7- LLAVE ANGULAR DE 130

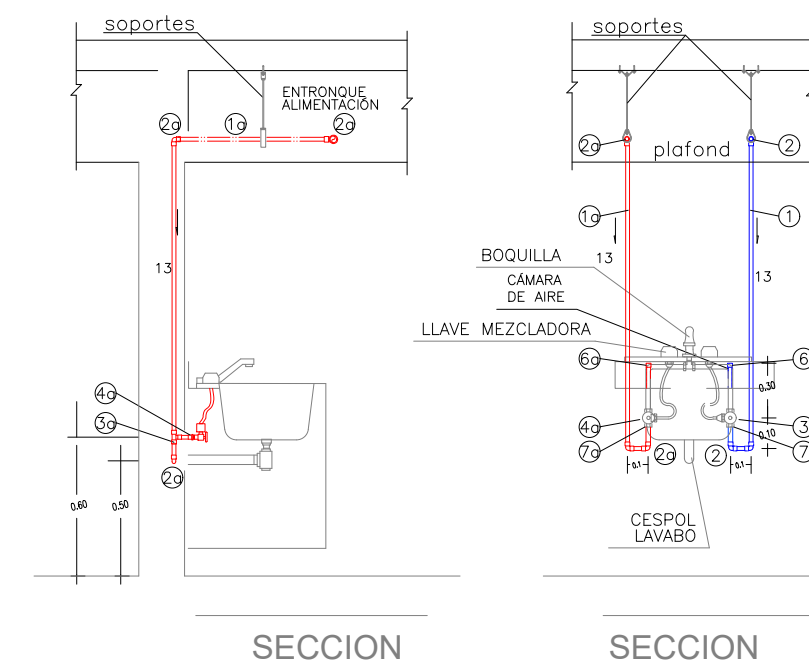

- MATERIAL AGUA CALIENTE
- 1a- TUBO DE CPVC RD.11 130
 - 2a- CODO 90° DE CPVC DE 130
 - 3a- TEE DE CPVC DE 130
 - 4a- ADAPTADOR MACHO CPVC INSERTO BCE. 130
 - 5a- TAPÓN GALVANIZADO DE 130 PARA PRUEBA
 - 6a- TAPÓN HEMBRA CPVC DE 130
 - 7a- LLAVE ANGULAR DE 130

FREGADERO SIN ESCALA.

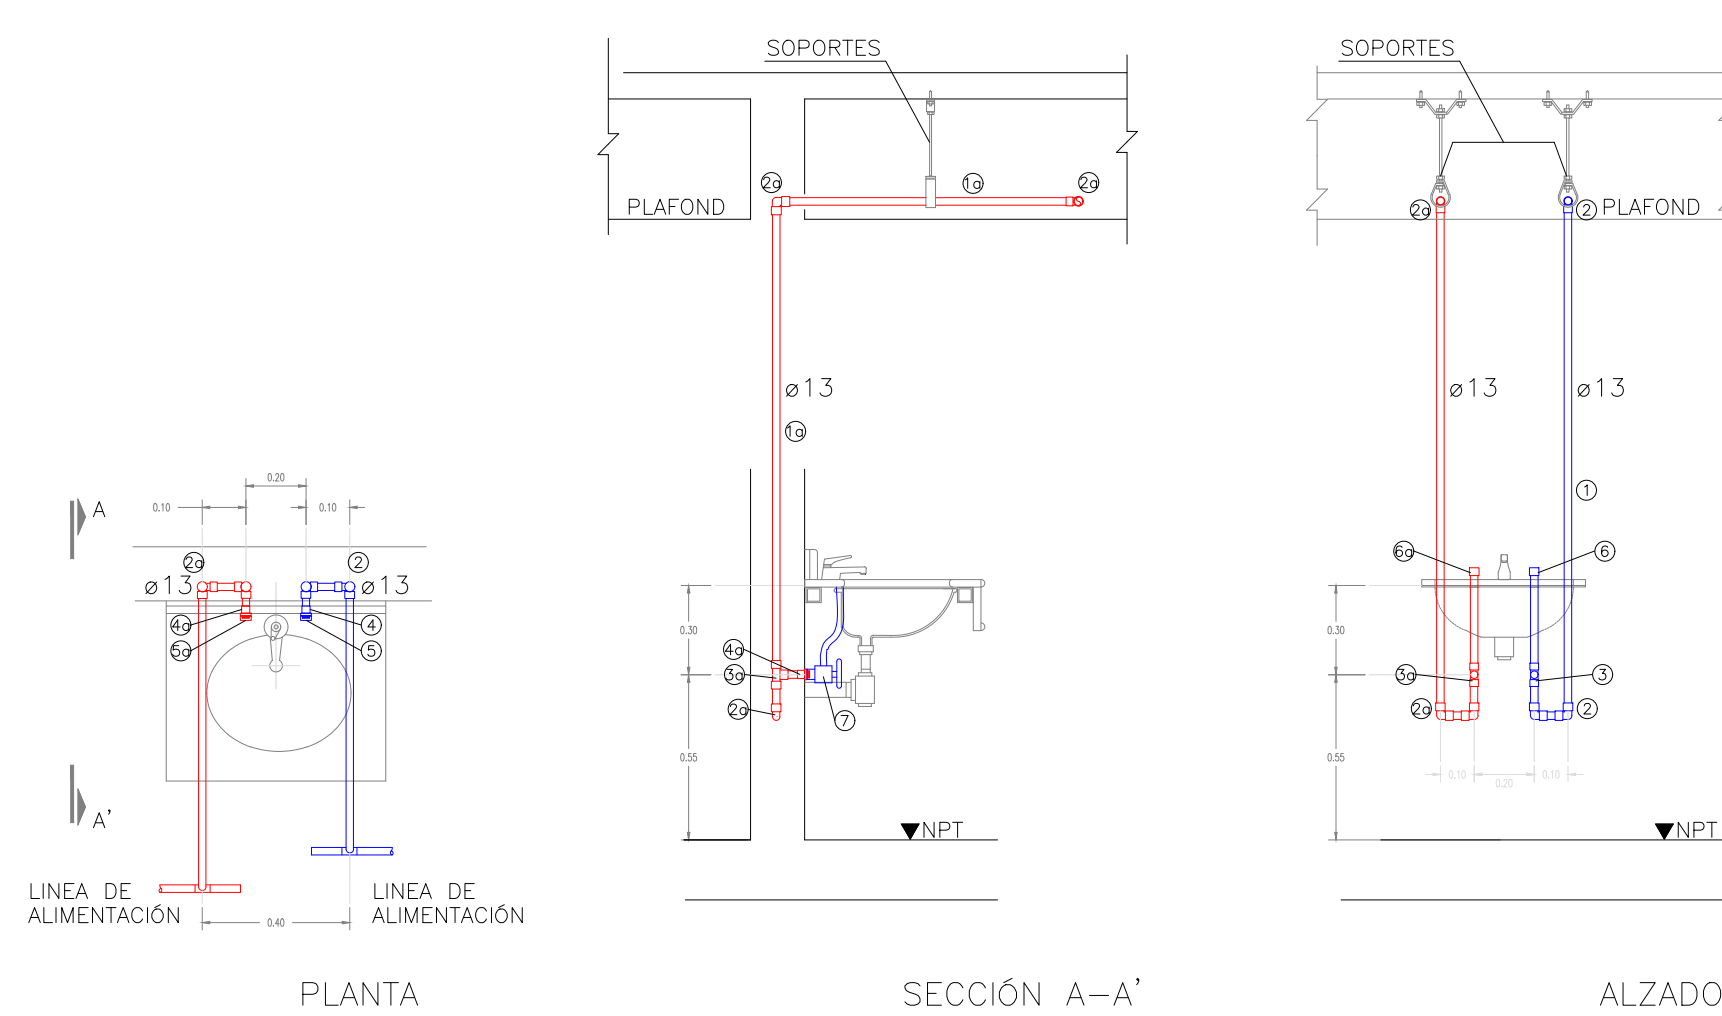

- MATERIAL AGUA FRIA
- 1- TUBO DE PP-R TUBOPLUS 130
 - 2- CODO 90° DE PVC DE 130
 - 3- TEE DE PVC DE 130
 - 4- ADAPTADOR MACHO PP-R TUBOPLUS 130
 - 5- TAPÓN GALVANIZADO DE 130 PARA PRUEBA
 - 6- TAPÓN HEMBRA PVC DE 130
 - 7- LLAVE ANGULAR DE 130

- MATERIAL AGUA CALIENTE
- 1a- TUBO DE CPVC RD.11 130
 - 2a- CODO 90° DE CPVC DE 130
 - 3a- TEE DE CPVC DE 130
 - 4a- ADAPTADOR MACHO CPVC INSERTO BCE. 130
 - 5a- TAPÓN GALVANIZADO DE 130 PARA PRUEBA
 - 6a- TAPÓN HEMBRA CPVC DE 130
 - 7a- LLAVE ANGULAR DE 130

LAVABO SIN ESCALA.

01 DETALLES DE CONEXIÓN A MUEBLES



Tipo de Bomba	Autocebante
Modelo de Motor	168F-2B
Potencia Máxima	6.5 HP
Arranque	Retráctil
Capacidad de Combustible	8 L
Consumo de Combustible	1.3 L/h
Piecha	Rosca 3/4"
Diámetro de Carga y Descarga	3" x 3"
Capacidad Máxima de Bombeo	420 L/min
Altura Máxima de Bombeo	26 m
Altura Máxima de Succión	6 m
Tipo de Carcasa	Aluminio
Peso Bruto	28.5 Kg
Peso Neto	27 Kg
Dimensiones	550 x 415 x 470
Accesorios	Conexiones de aluminio, coladera y abrazaderas



www.mpower.com.mx

Hydro-Mac ® de 480L

Tanque Hidroneumatico Hydro-Mac ® de 480L vertical



480 Litros
127 Galones

Voltaje de alimentación CA
Temperatura maxima del agua

Sistema de almacenamiento
Capacidad del tanque
Posicion del Tanque
Material del Tanque
Material de la membrana
Capacidad 20-40PSI
Capacidad 30-50PSI
Presion de Precarga
Presion Maxima
Diámetro de Conexion
Incluye

Garantía del Tanque
Dimensiones de Empaque (Largo*Ancho*Alto)
Peso

INFORMACION COMERCIAL

BOMBA
40 C
TANQUE

Hydro-Mac ®
480 L
Vertical
Lamina rolada cal. 14
EPDM
187 L
158 L
40 PSI
150 PSI
1.25 Pulg
1 Tanque Hidroneumático

INFORMACION ADICIONAL

60 meses
67x67x150 cm
73.50 Kg

01 ESPECIFICACIONES DE EQUIPOS



NOTAS:

NOTAS:

VALIDACIÓN TÉCNICA



Dr. Héctor Raúl Pérez Gómez
Secretario de Salud Jalisco

Dr. Héctor Hugo Bravo Hernández
Director General del OPD Servicios de Salud Jalisco

Dr. Sergio Quintero Luce
Coordinador de Salud Municipal de Secretaría de Salud Jalisco

AUTORIZACIÓN:

Ing. David Miguel Zamora Bueno
Secretario de Infraestructura y Obra Publica del Estado de Jalisco

Mtro. Joel Iván Zúñiga
González
Director General de Proyectos de Ingeniería

Ing. Raúl Fletes López
Director de Proyectos Hidráulicos

DATOS GENERALES

Localización: Calle Amado Nervo #1025, La Gloria, C.P. 47670, Tepatlán de Morelos.

Municipio: Tepatlán de Morelos, Jal.

PROYECTO:

REHABILITACIÓN DEL ÁREA DE CONSULTA DE URGENCIAS Y CIRCULACIONES EN EL HOSPITAL REGIONAL DE TEPATLÁN DE MORELOS, EN EL MUNICIPIO DE TEPATLÁN DE MORELOS, JALISCO.

CONTENIDO:

Detalles de Conexión a Muebles y Especificaciones de Equipos

ESCALA:	FECHA:	CLAVE DE PLANO:
INDICADA	SEPTIEMBRE 2026	DET-AP-03




Infraestructura y Obra Pública

HOSPITAL REGIONAL TEPATLÁN DE MORELOS SIOP-E-SMAFDR-OB-LP-0770-2026




JALISCO
GOBIERNO DEL ESTADO

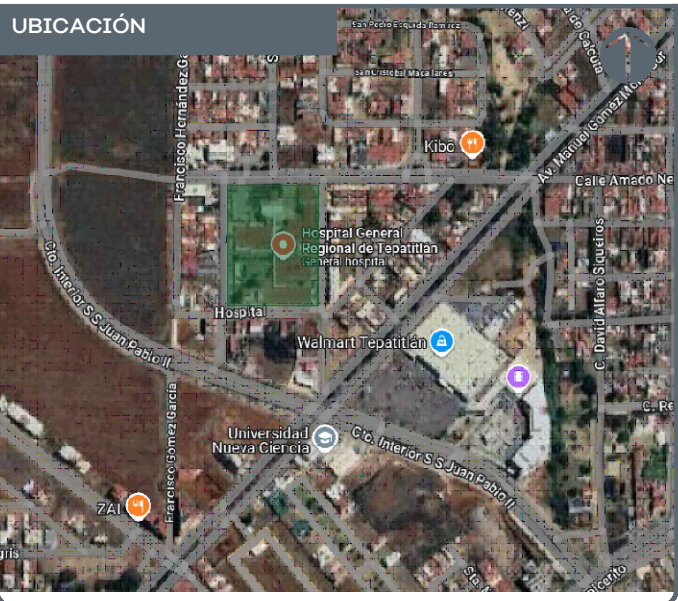


HOSPITAL REGIONAL TEPATITLÁN DE MORELOS SIOP-E-SMAFDR-OB-LP-0770-2026


AUTORIZACIÓN:	
Mtro. David Miguel Zamora Bueno Secretario de Infraestructura y Obra Pública	
Mtro. Joel Iván Zúñiga Gosálvez Director General de Proyectos de Ingeniería	Ing. Raúl Fletes López Director de Proyectos Hidráulicos
DATOS GENERALES	
Localización: Calle Amado Nervo #1025, La Gloria, C.P. 47670, Tepetitlán de Morelos. Municipio: Tepetitlán de Morelos, Jal.	
PROYECTO:	
REHABILITACIÓN DEL ÁREA DE CONSULTA DE URGENCIAS Y CIRCULACIONES EN EL HOSPITAL REGIONAL DE TEPATITLÁN DE MORELOS, EN EL MUNICIPIO DE TEPATITLÁN DE MORELOS, JALISCO.	
CONTENIDO:	
Plantas, alzados y detalles de caseta para equipo de bombeo	
ESCALA:	FECHA:
1:250	SEPTIEMBRE 2026
CLAVE DE PLANO:	
DET-AP-04	

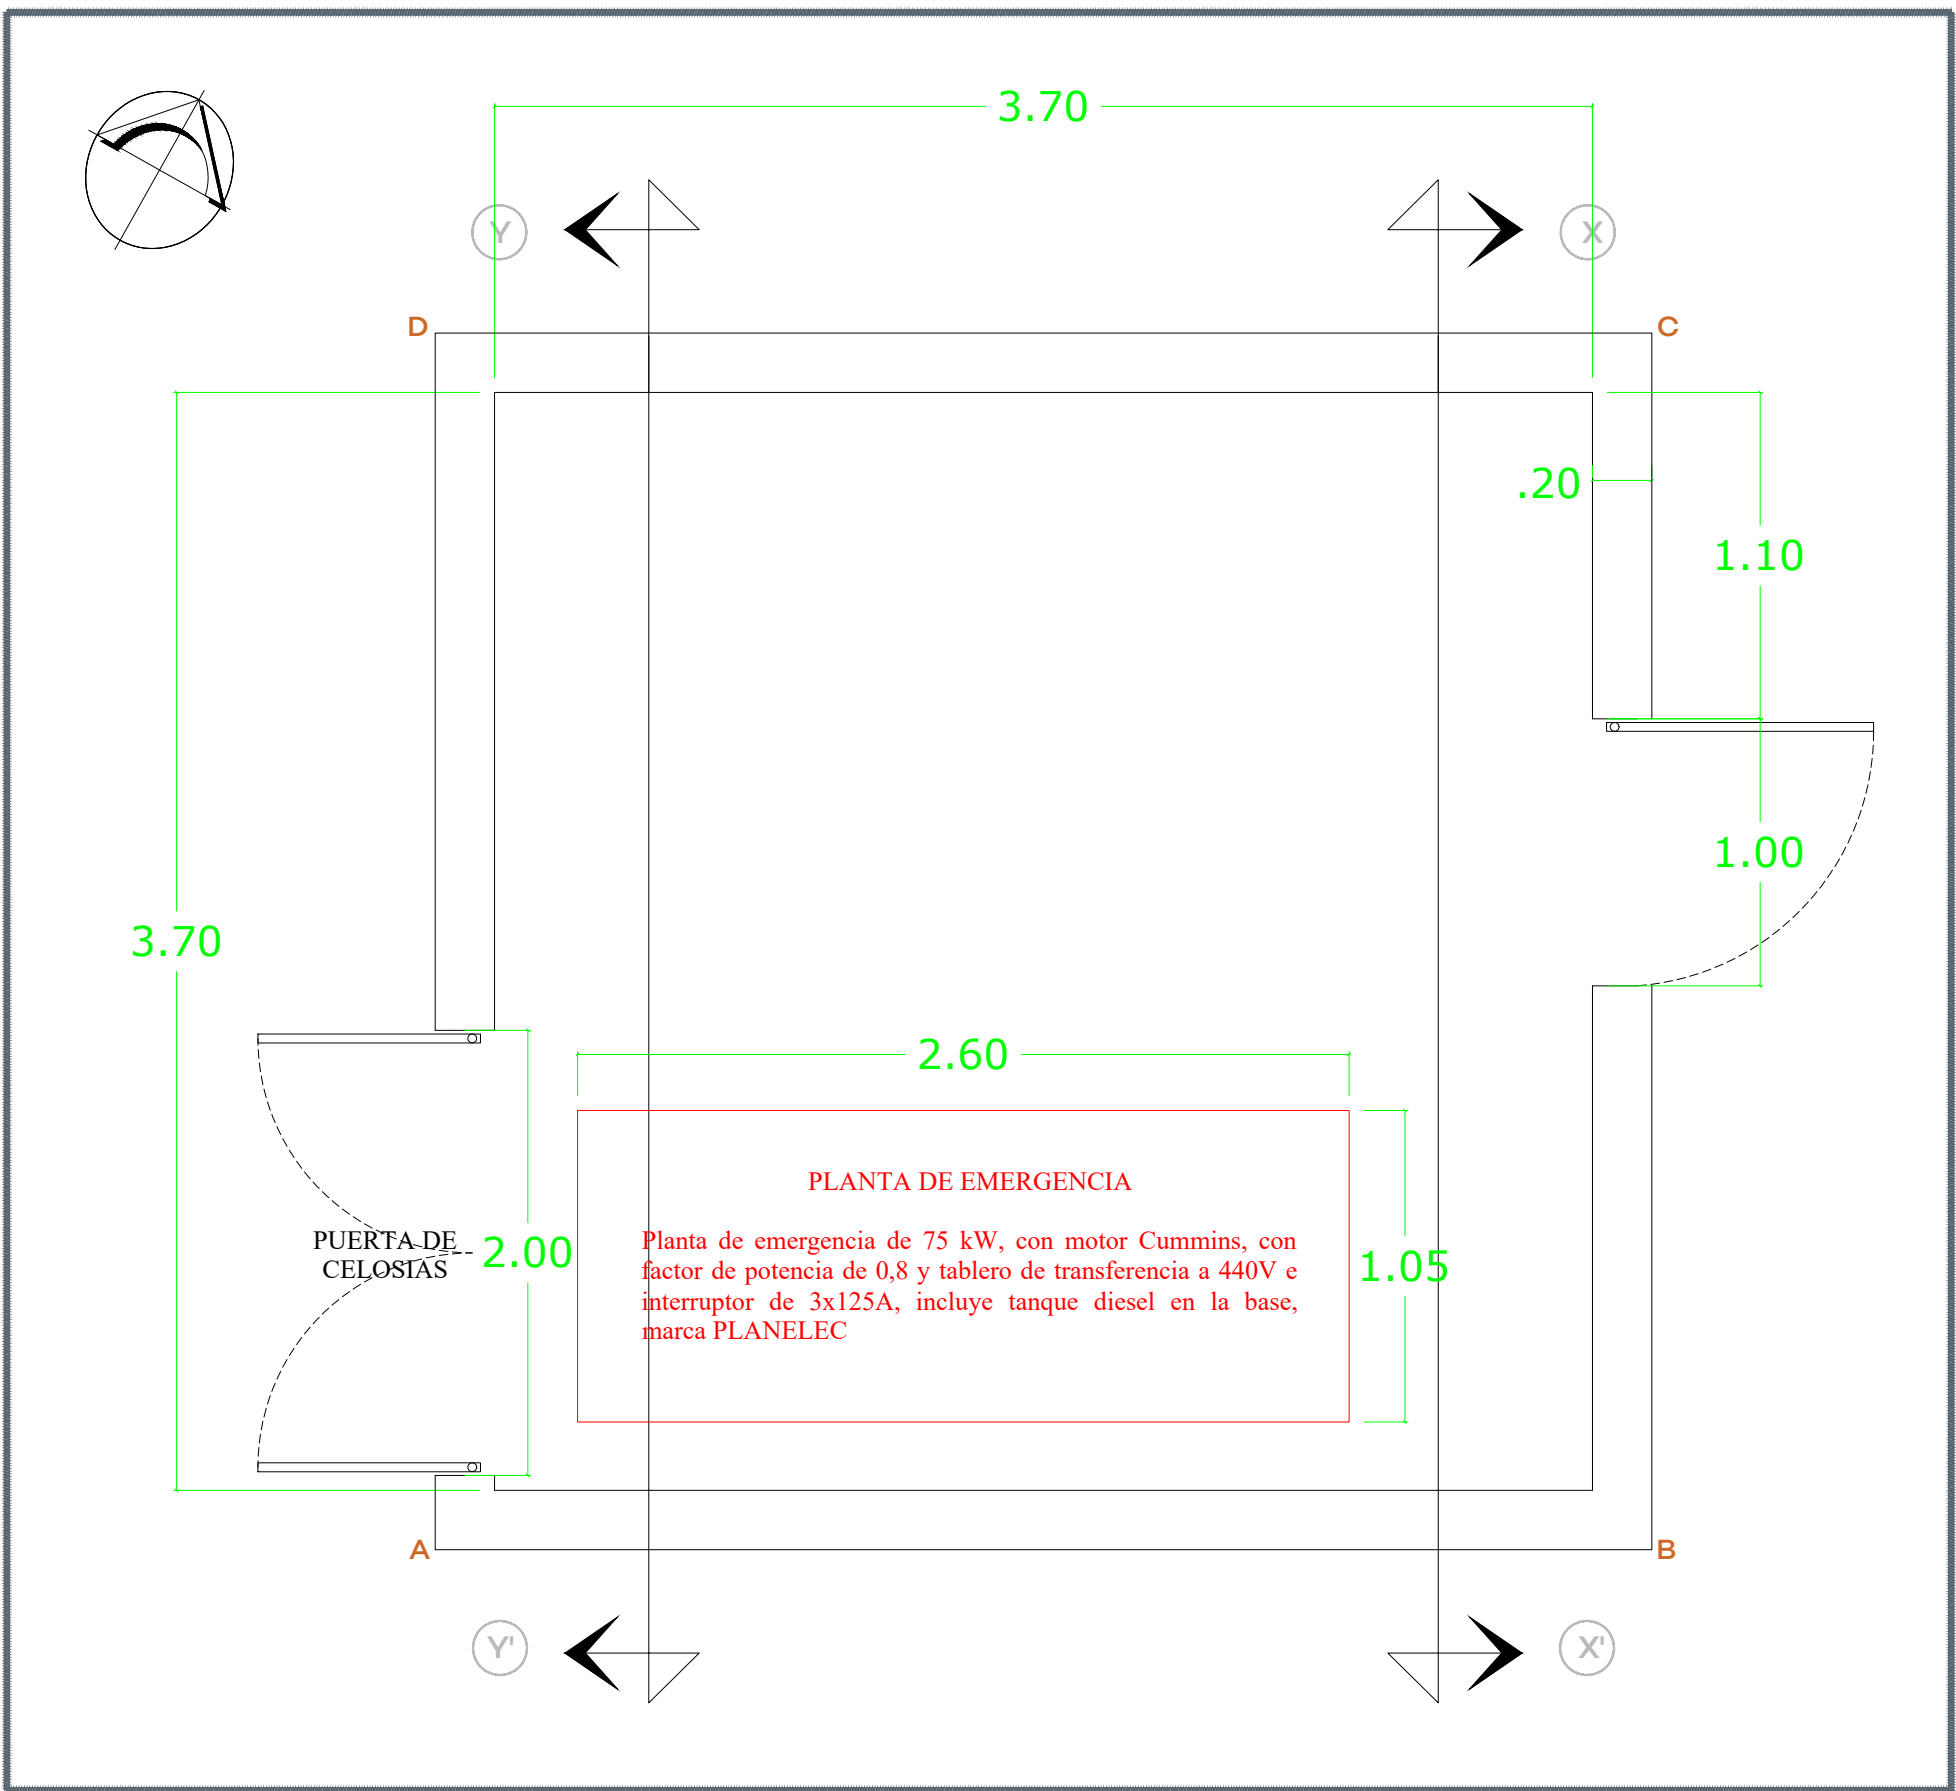


01 PLANTA ARQUITECTÓNICA
S/E

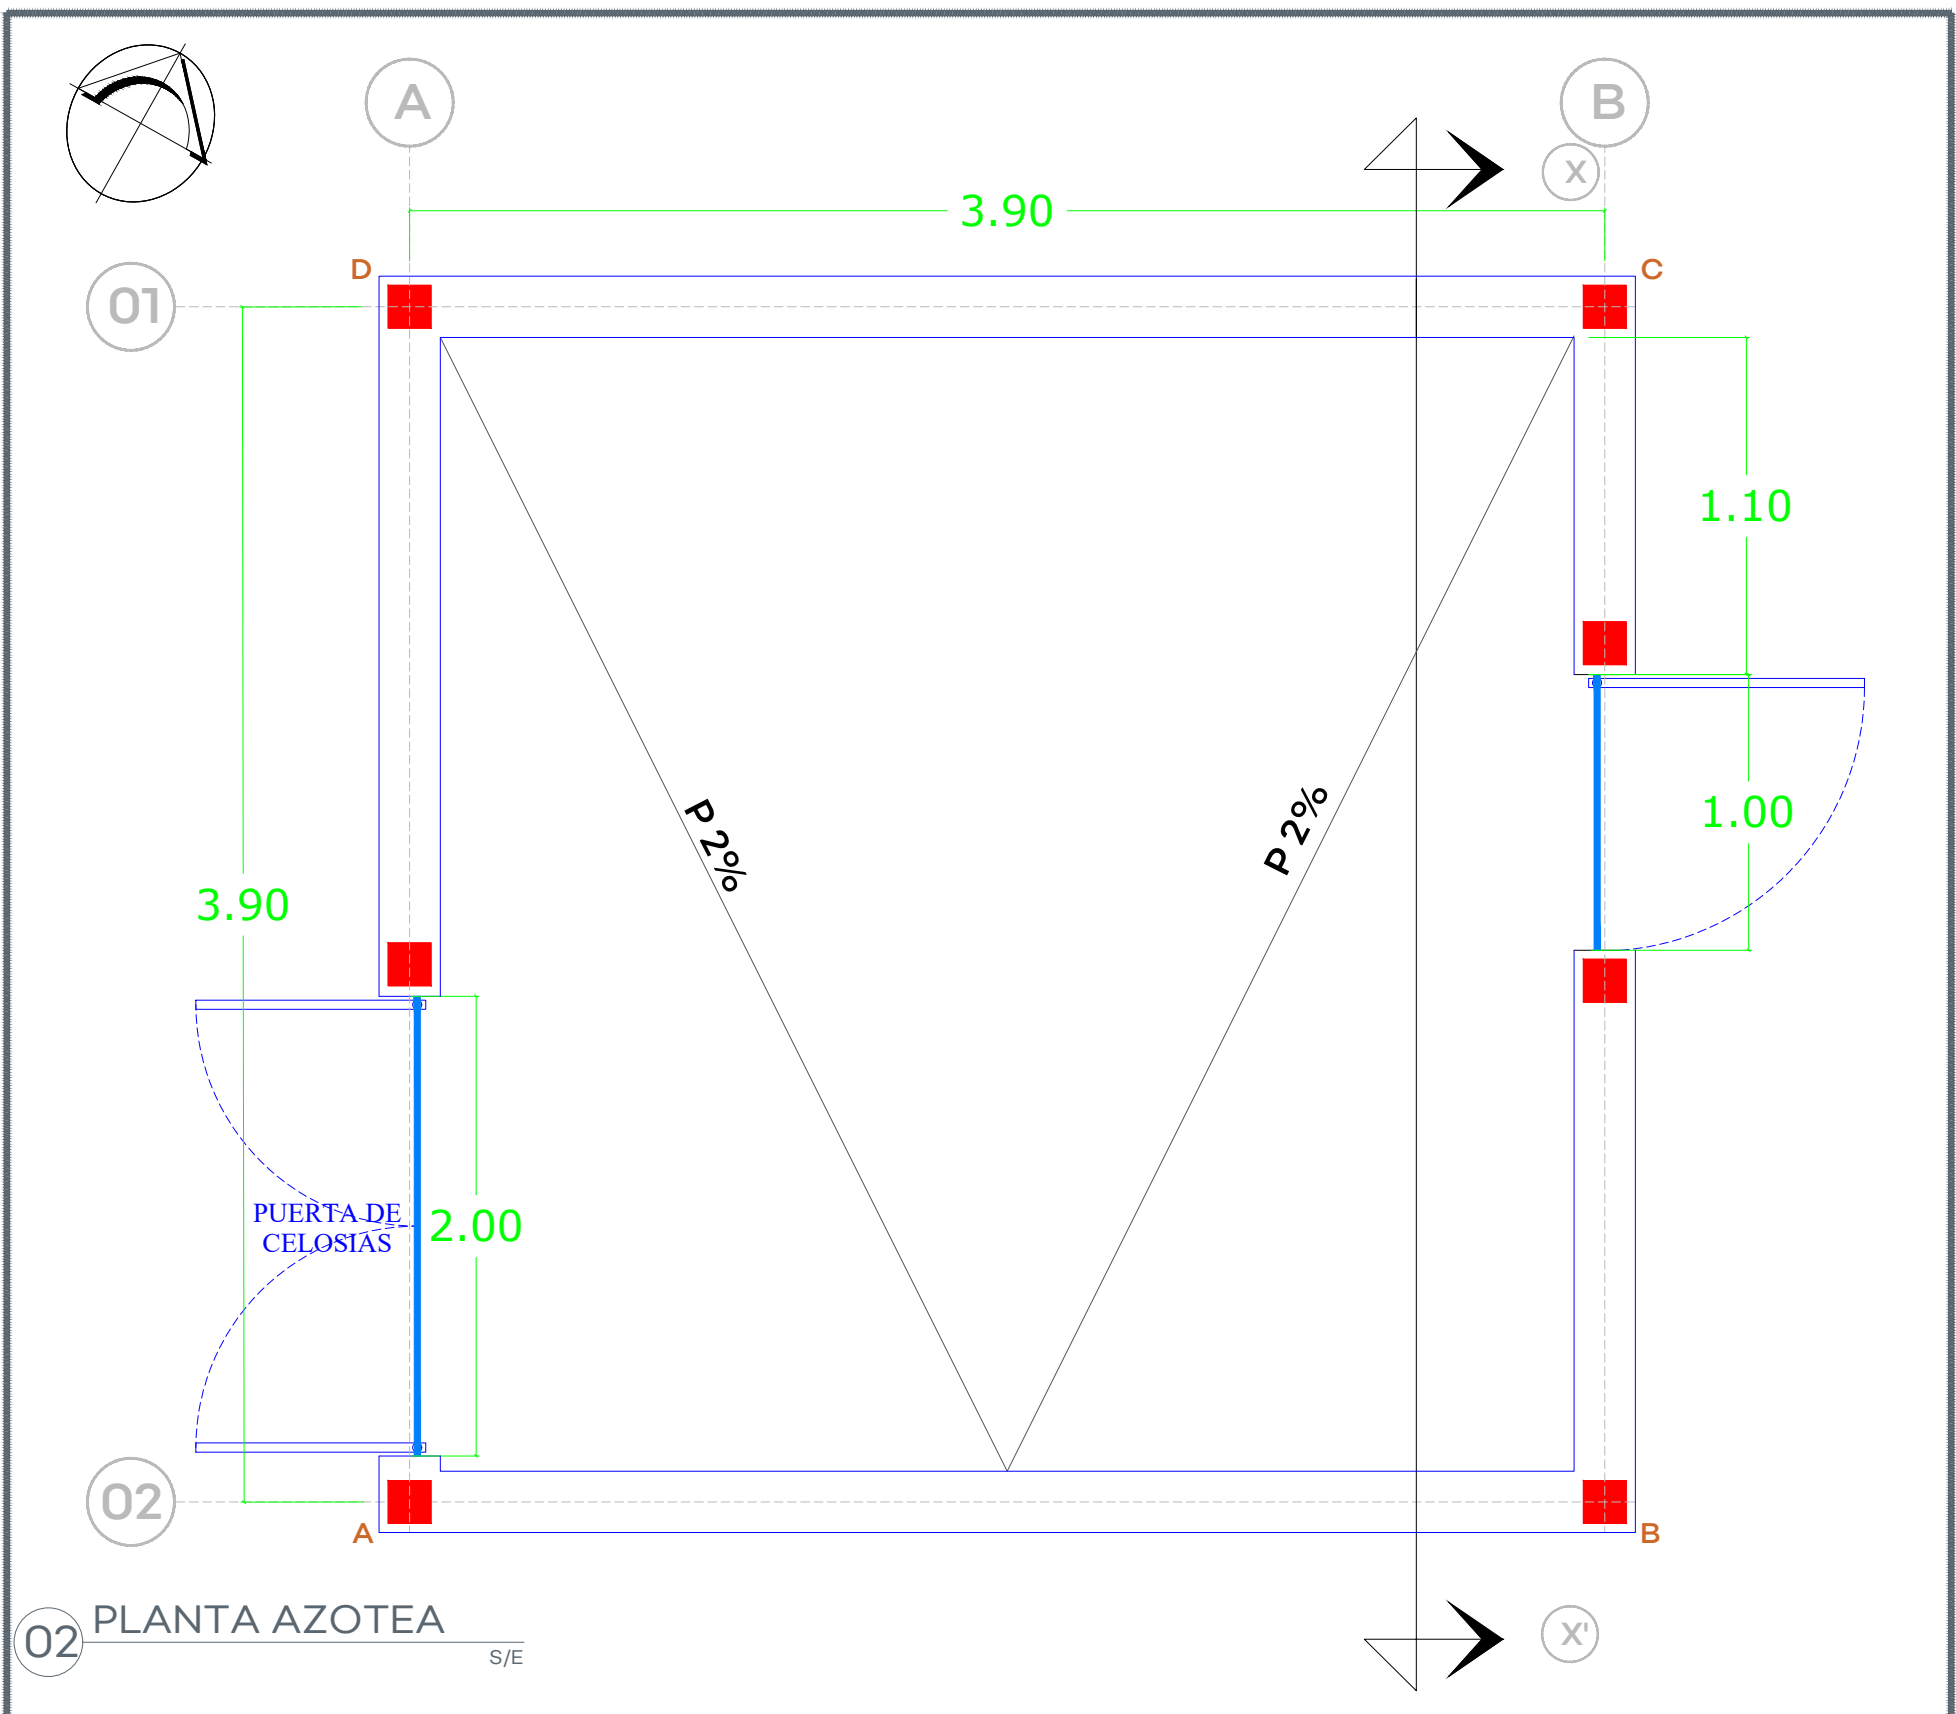


02 PLANTA AZOTEA
S/E

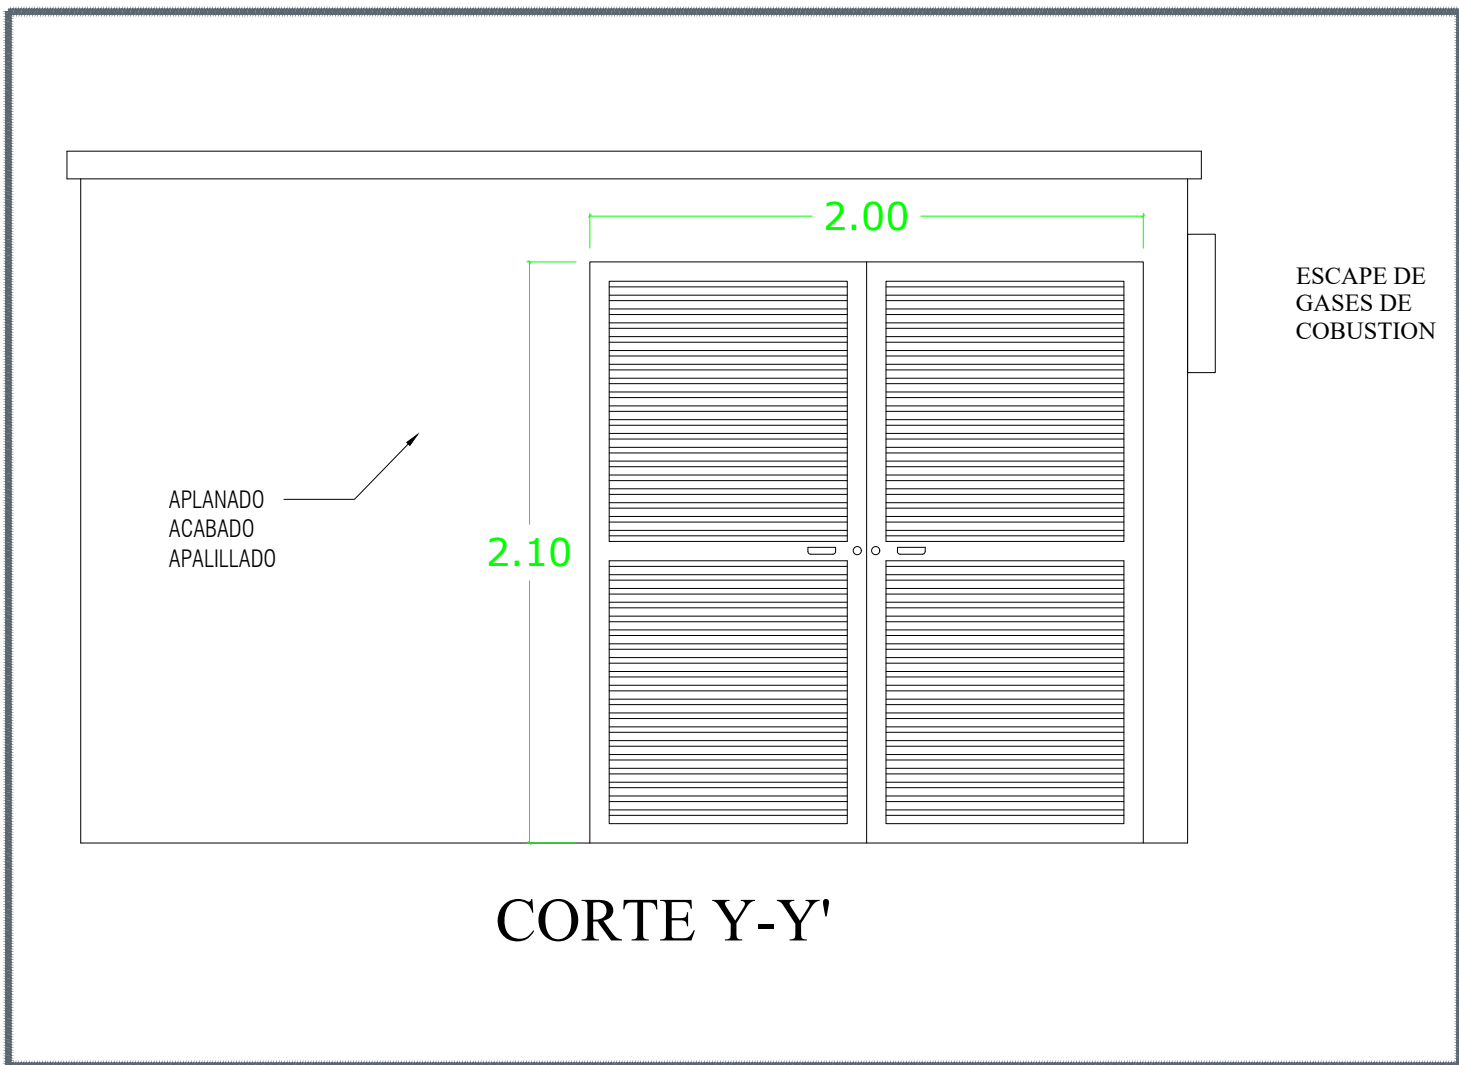



03 FACHADA PRINCIPAL
S/E

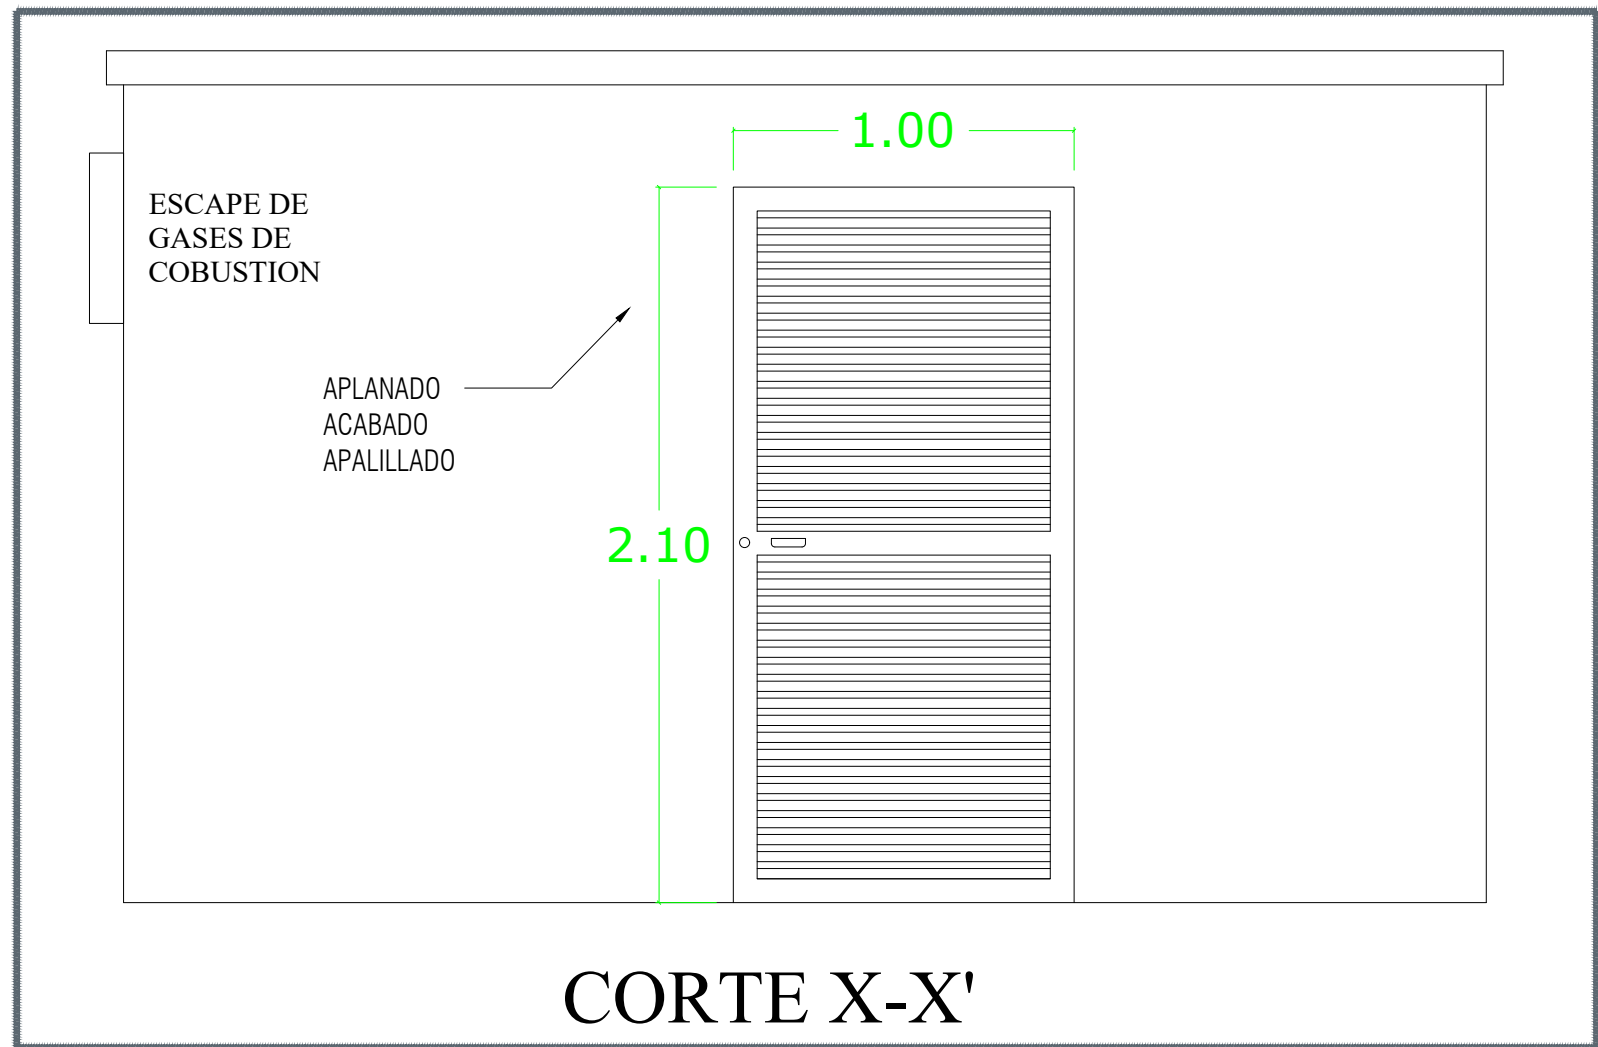


04 FACHADA POSTERIOR
S/E

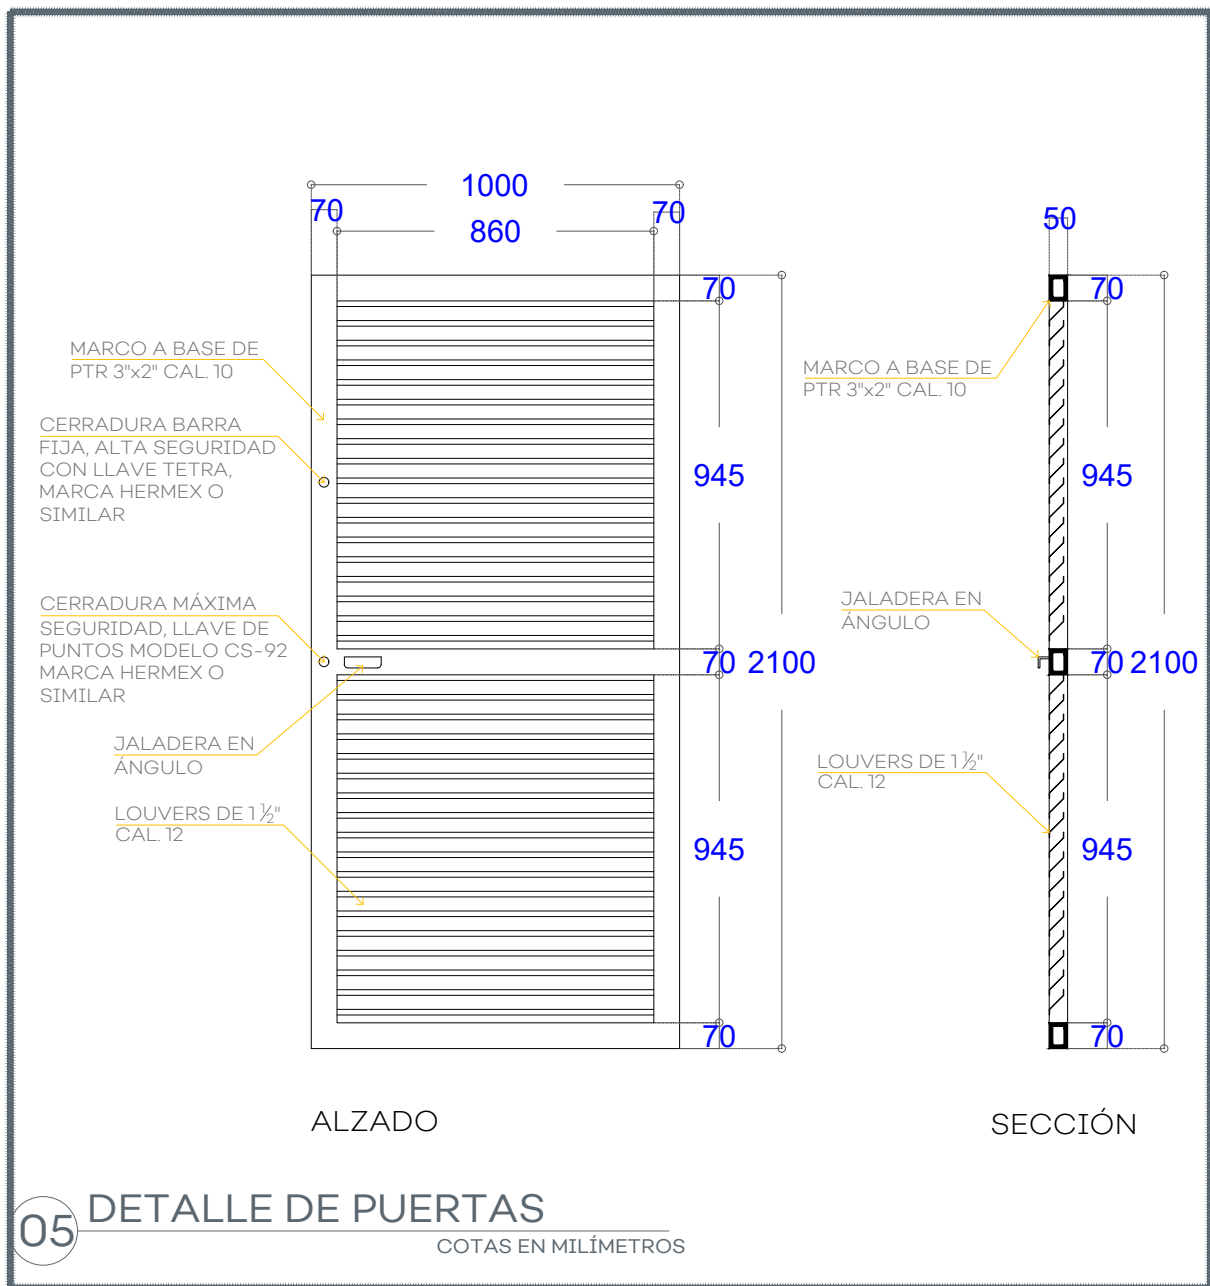



05 DETALLE DE PUERTAS
COTAS EN MILÍMETROS

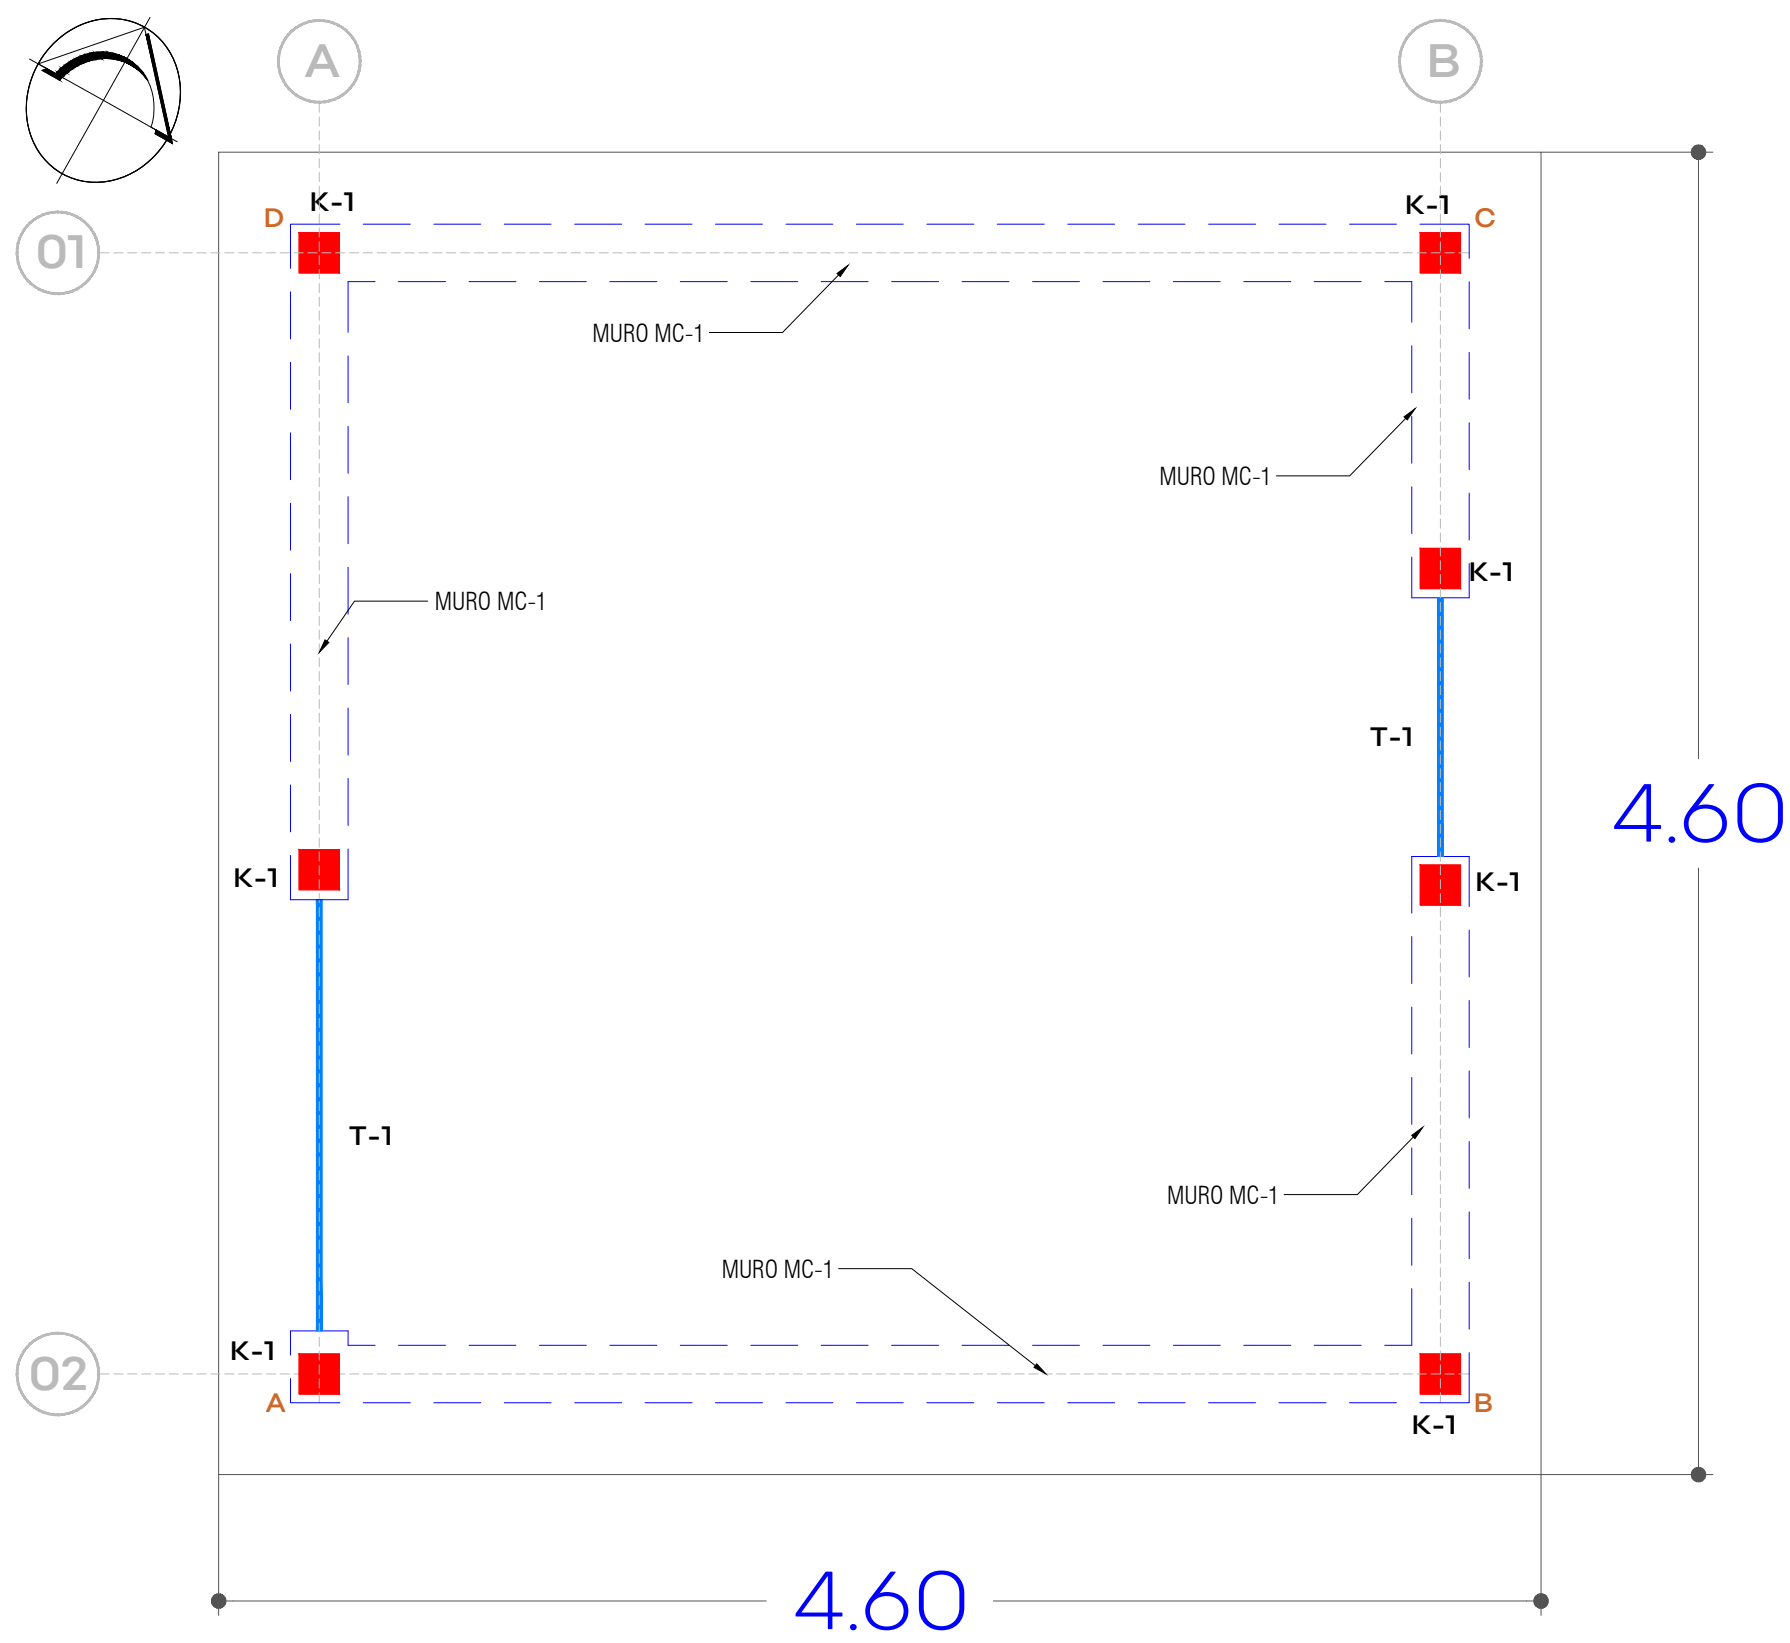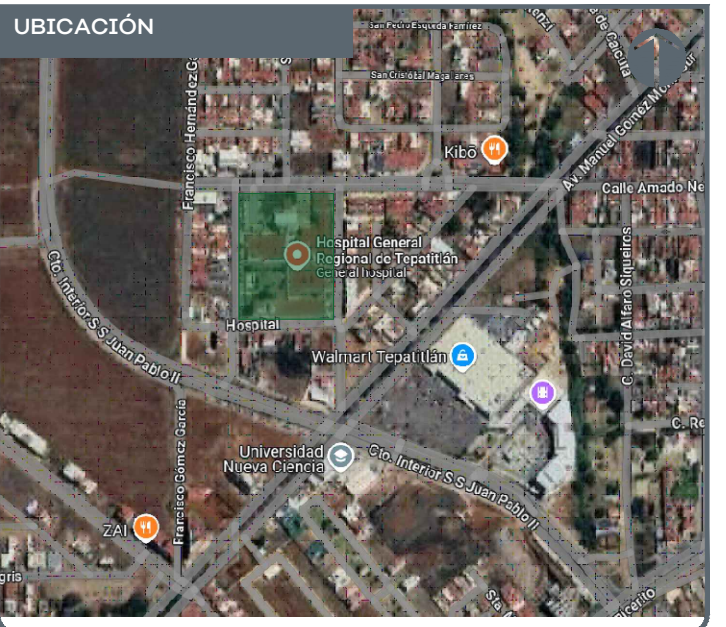



01 PLANTA DE CIMENTACIÓN S/E

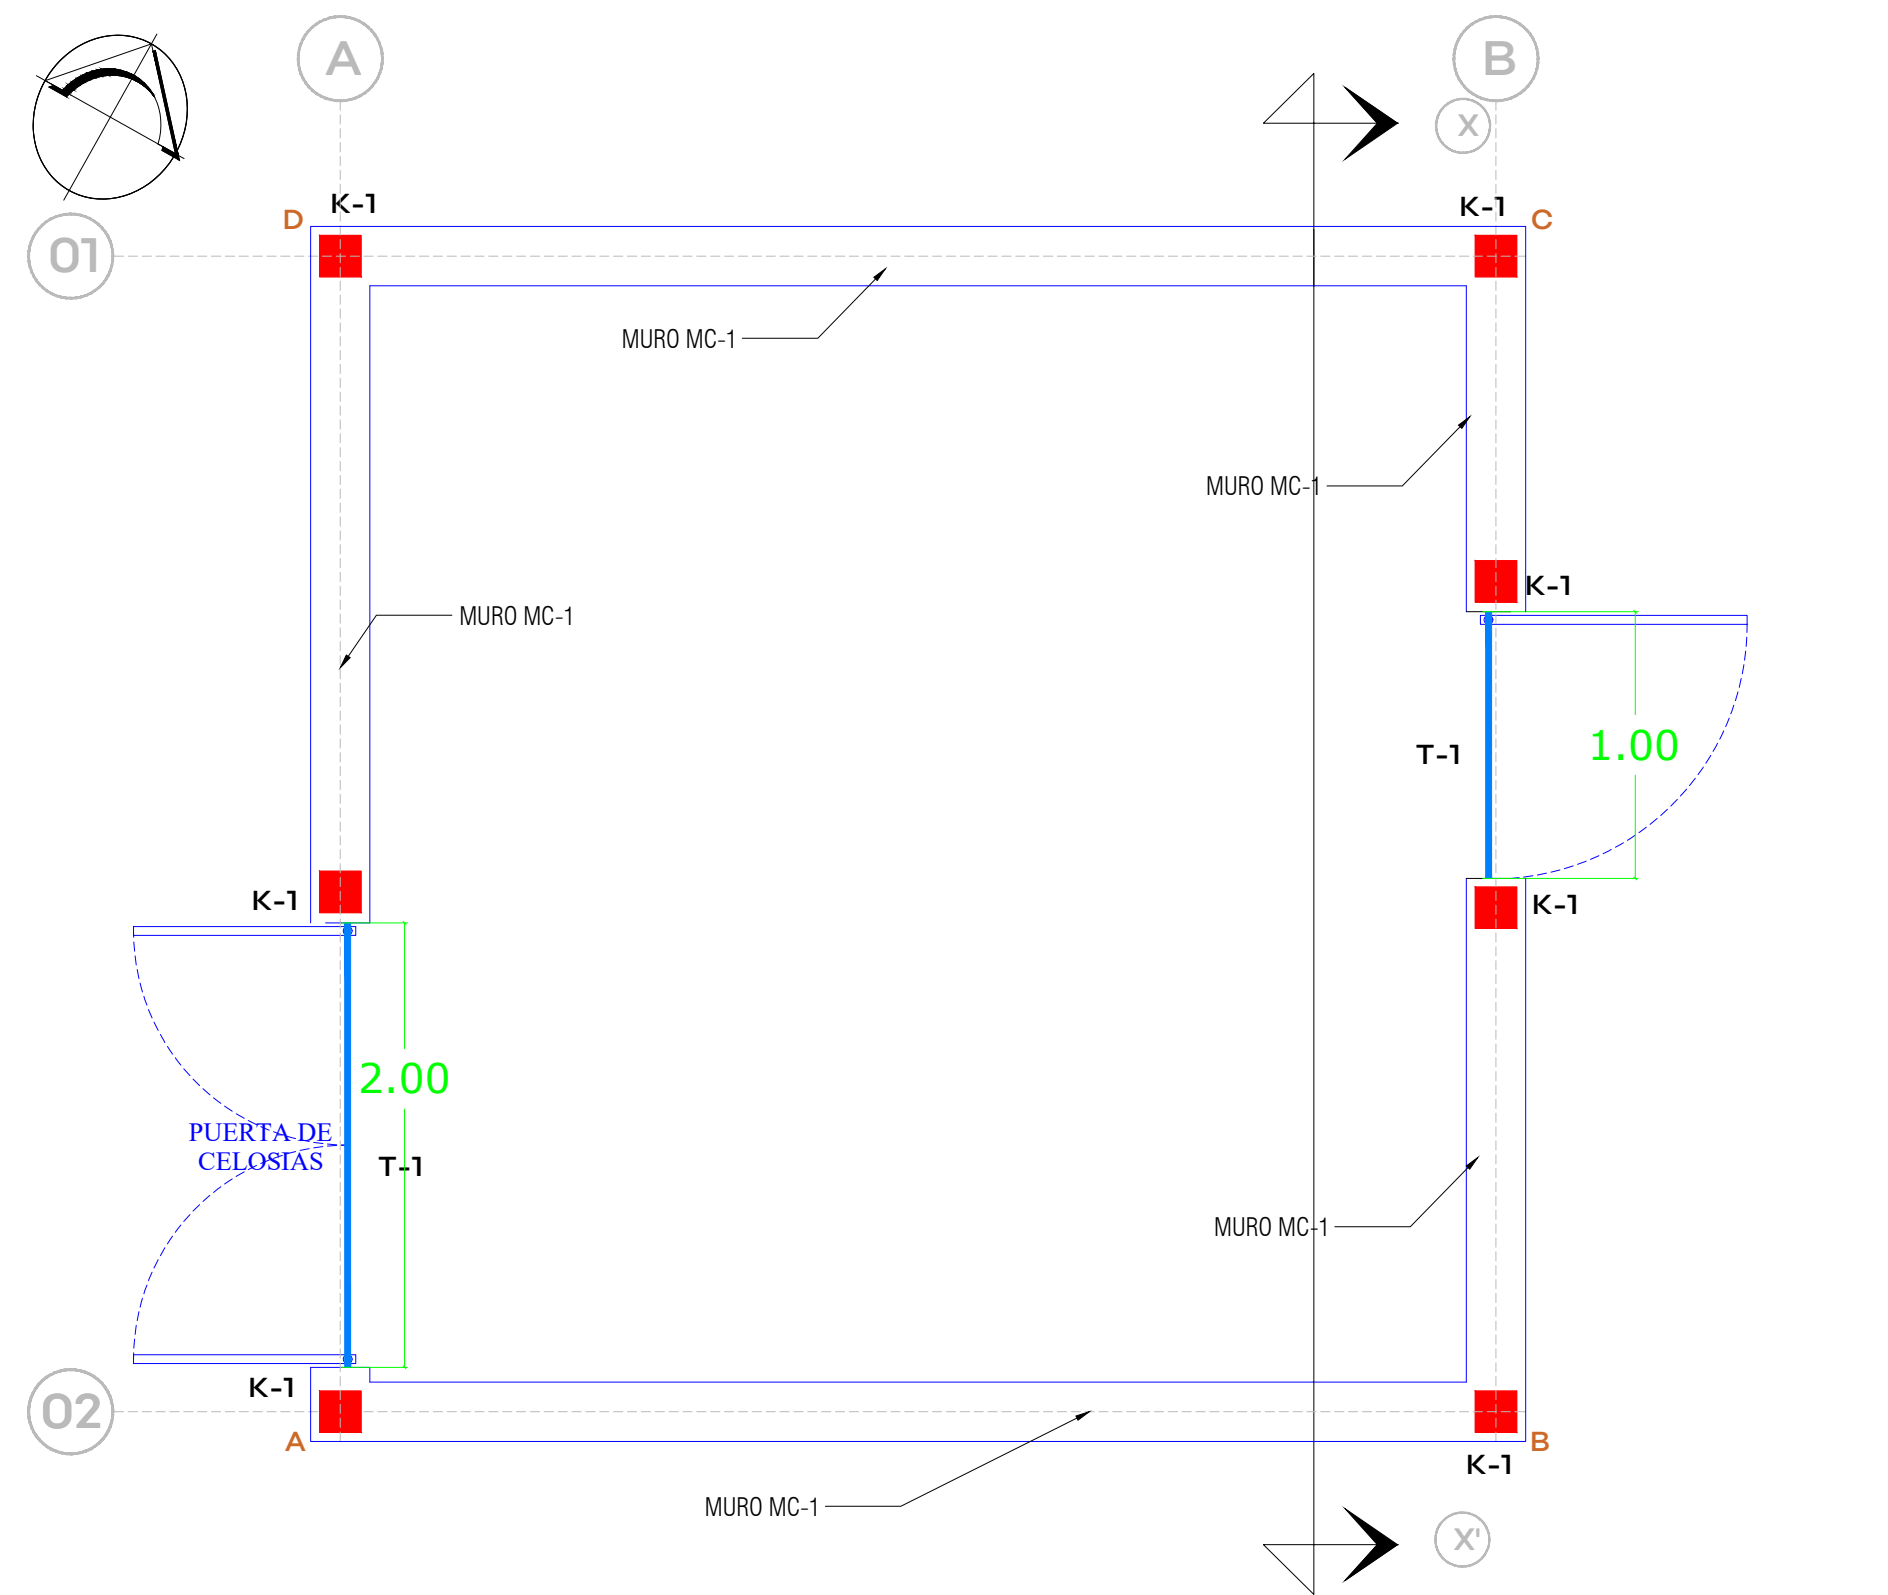



02 PLANTA DE ESTRUCTURACIÓN S/E

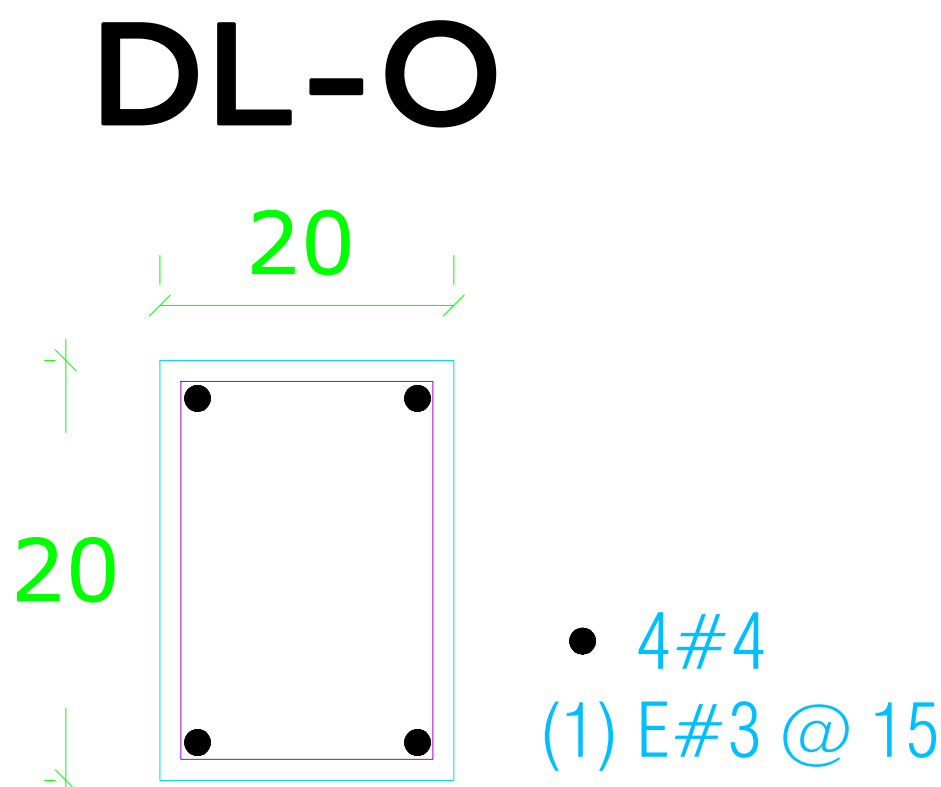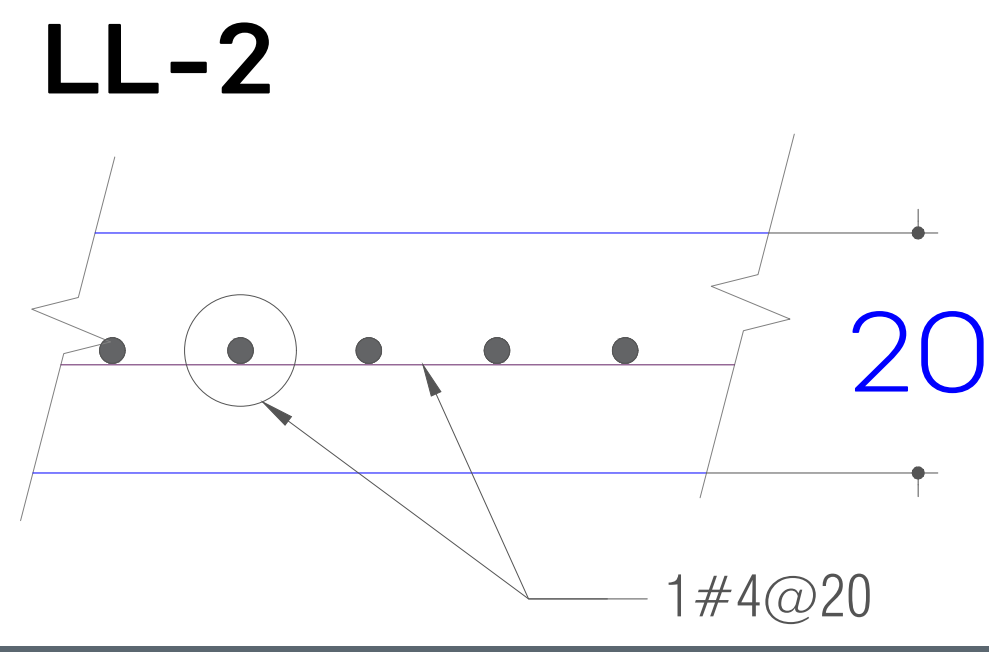

LA DL-O DEBERA COLOCARSE COMO DALA DE DESPLANTE EN MURO DE CONCRETO.

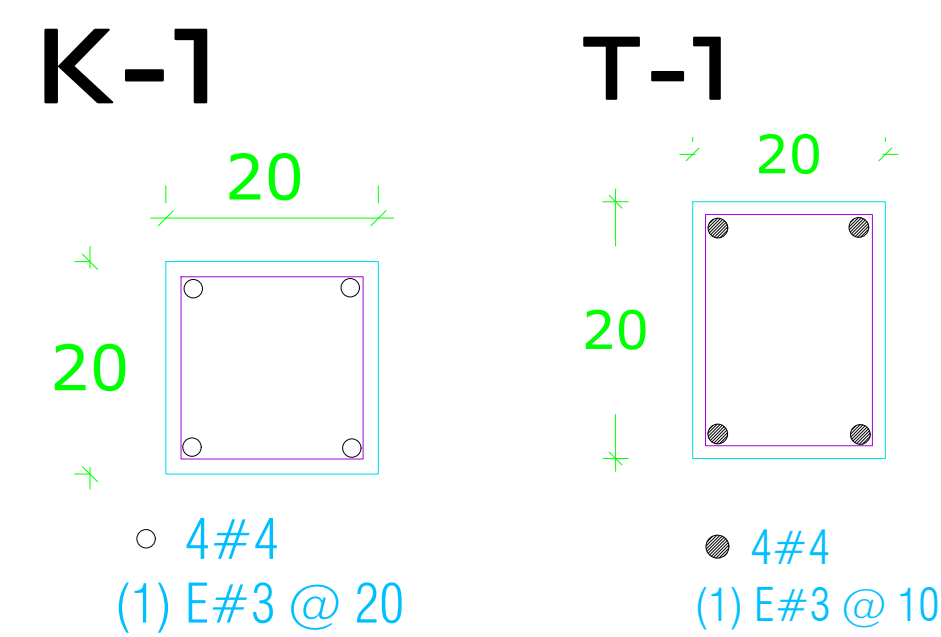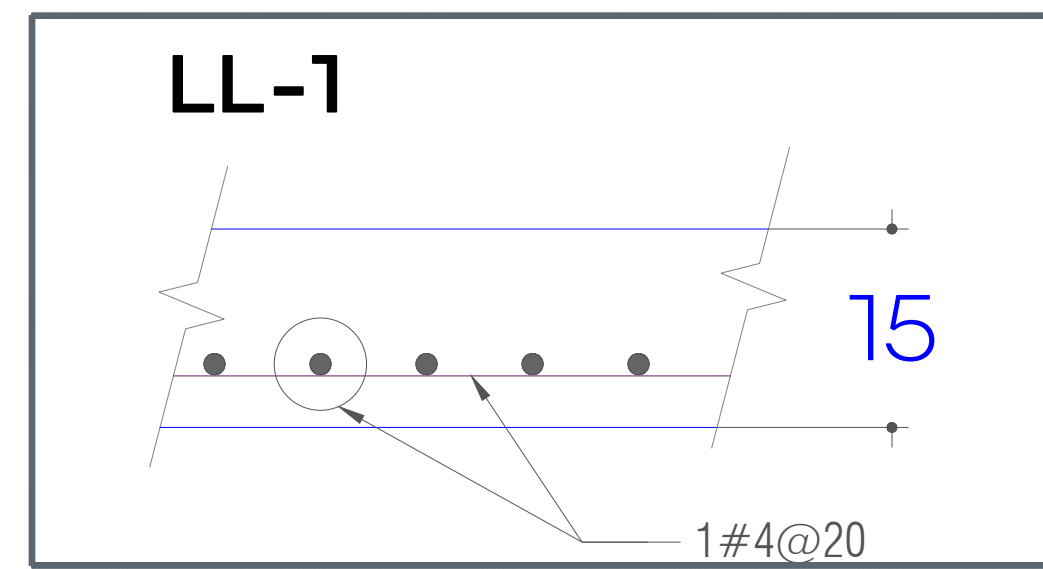

LA T-1 DEBERA COLOCARSE COMO DALA DE CORONA EN MURO DE CONCRETO.

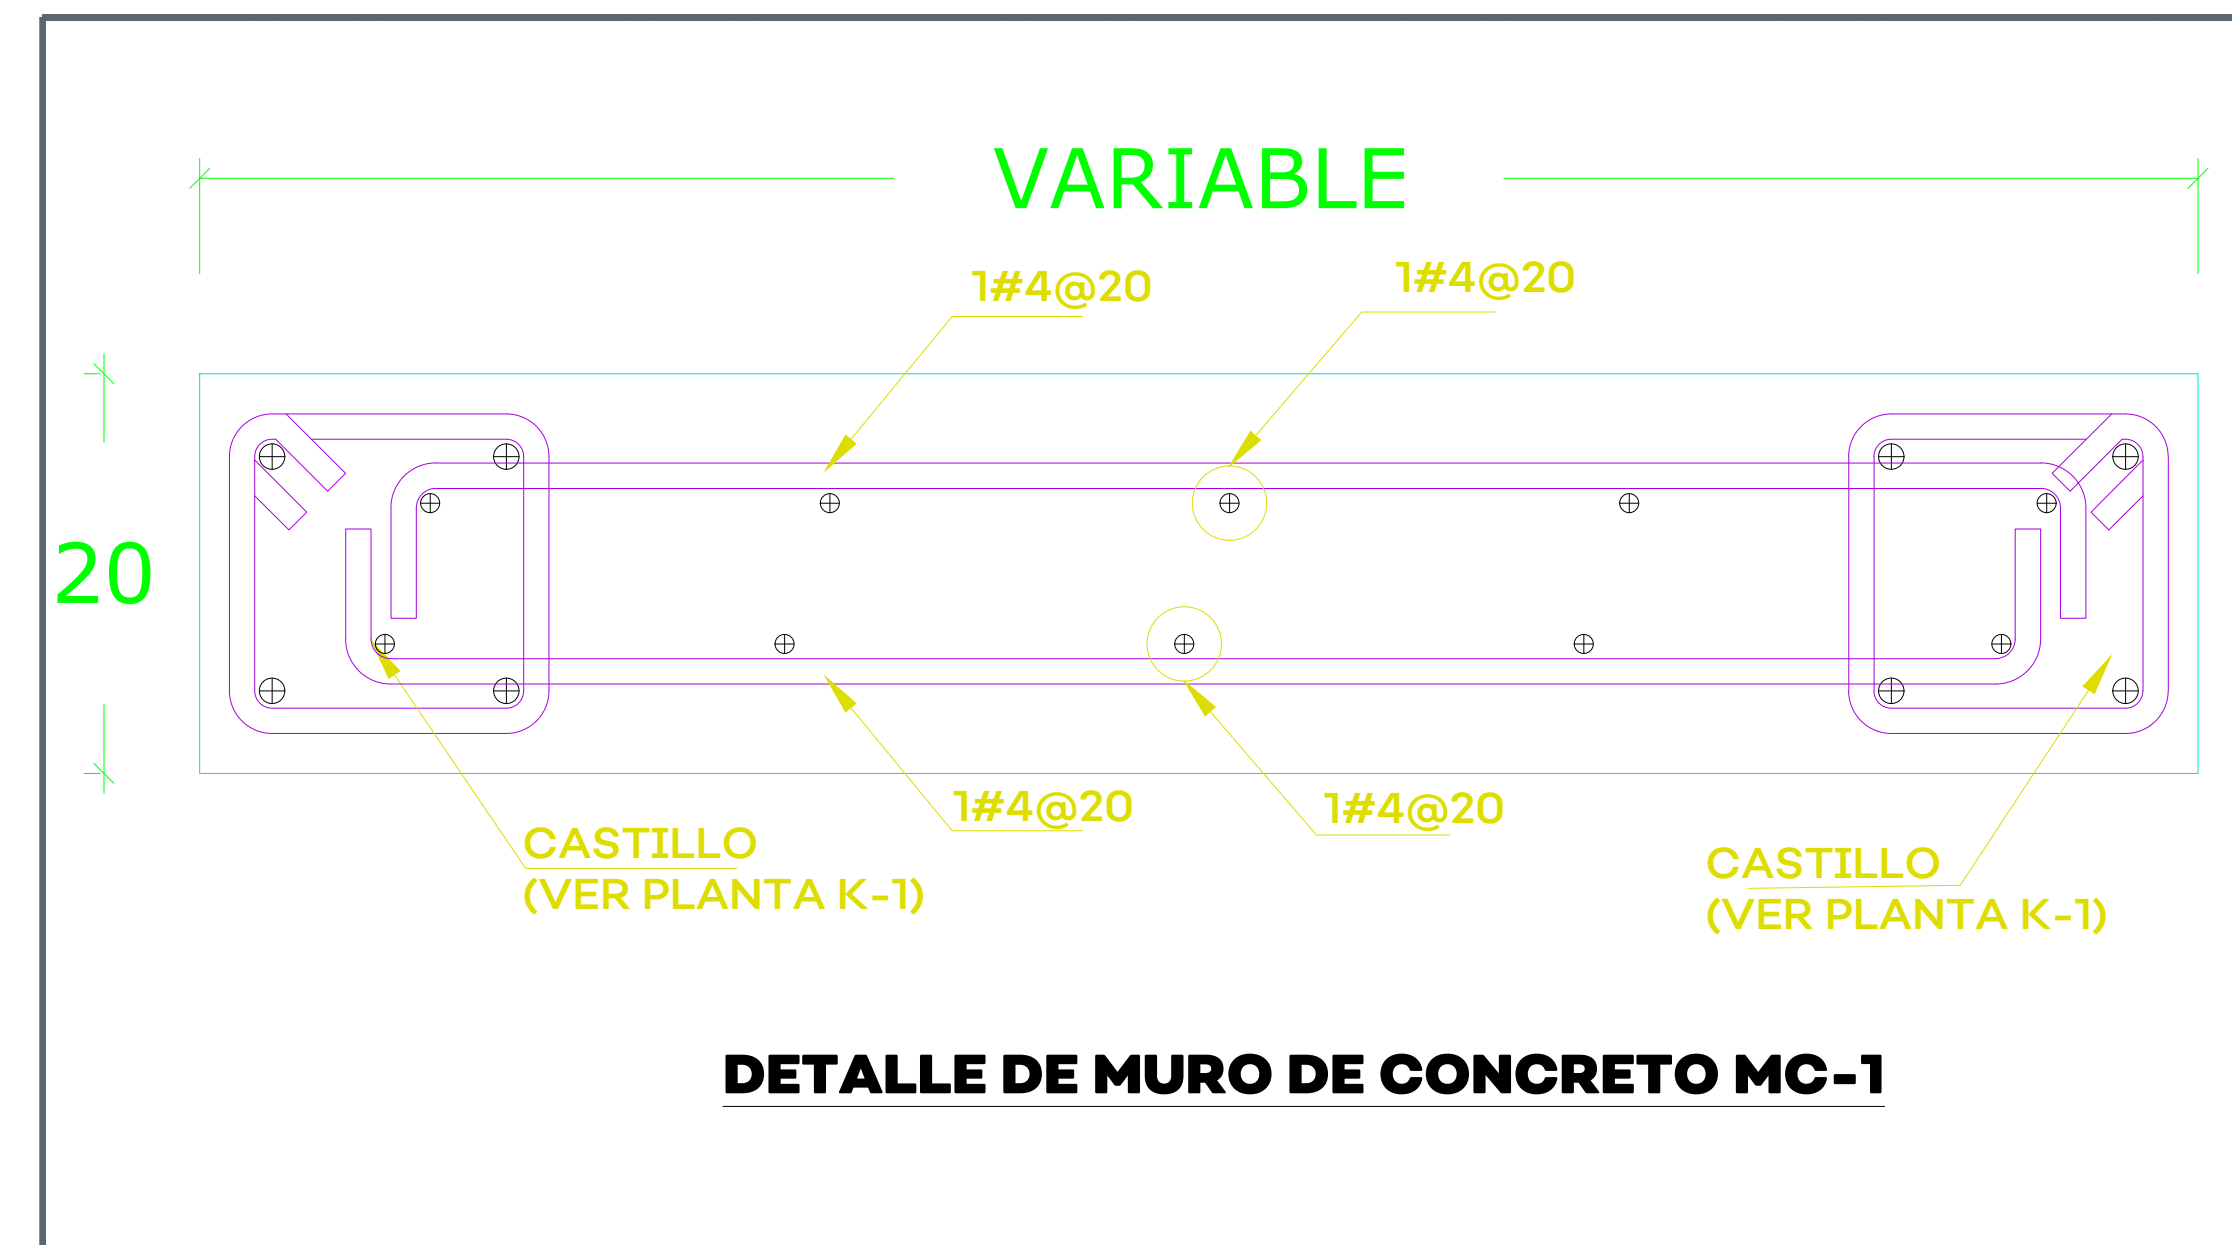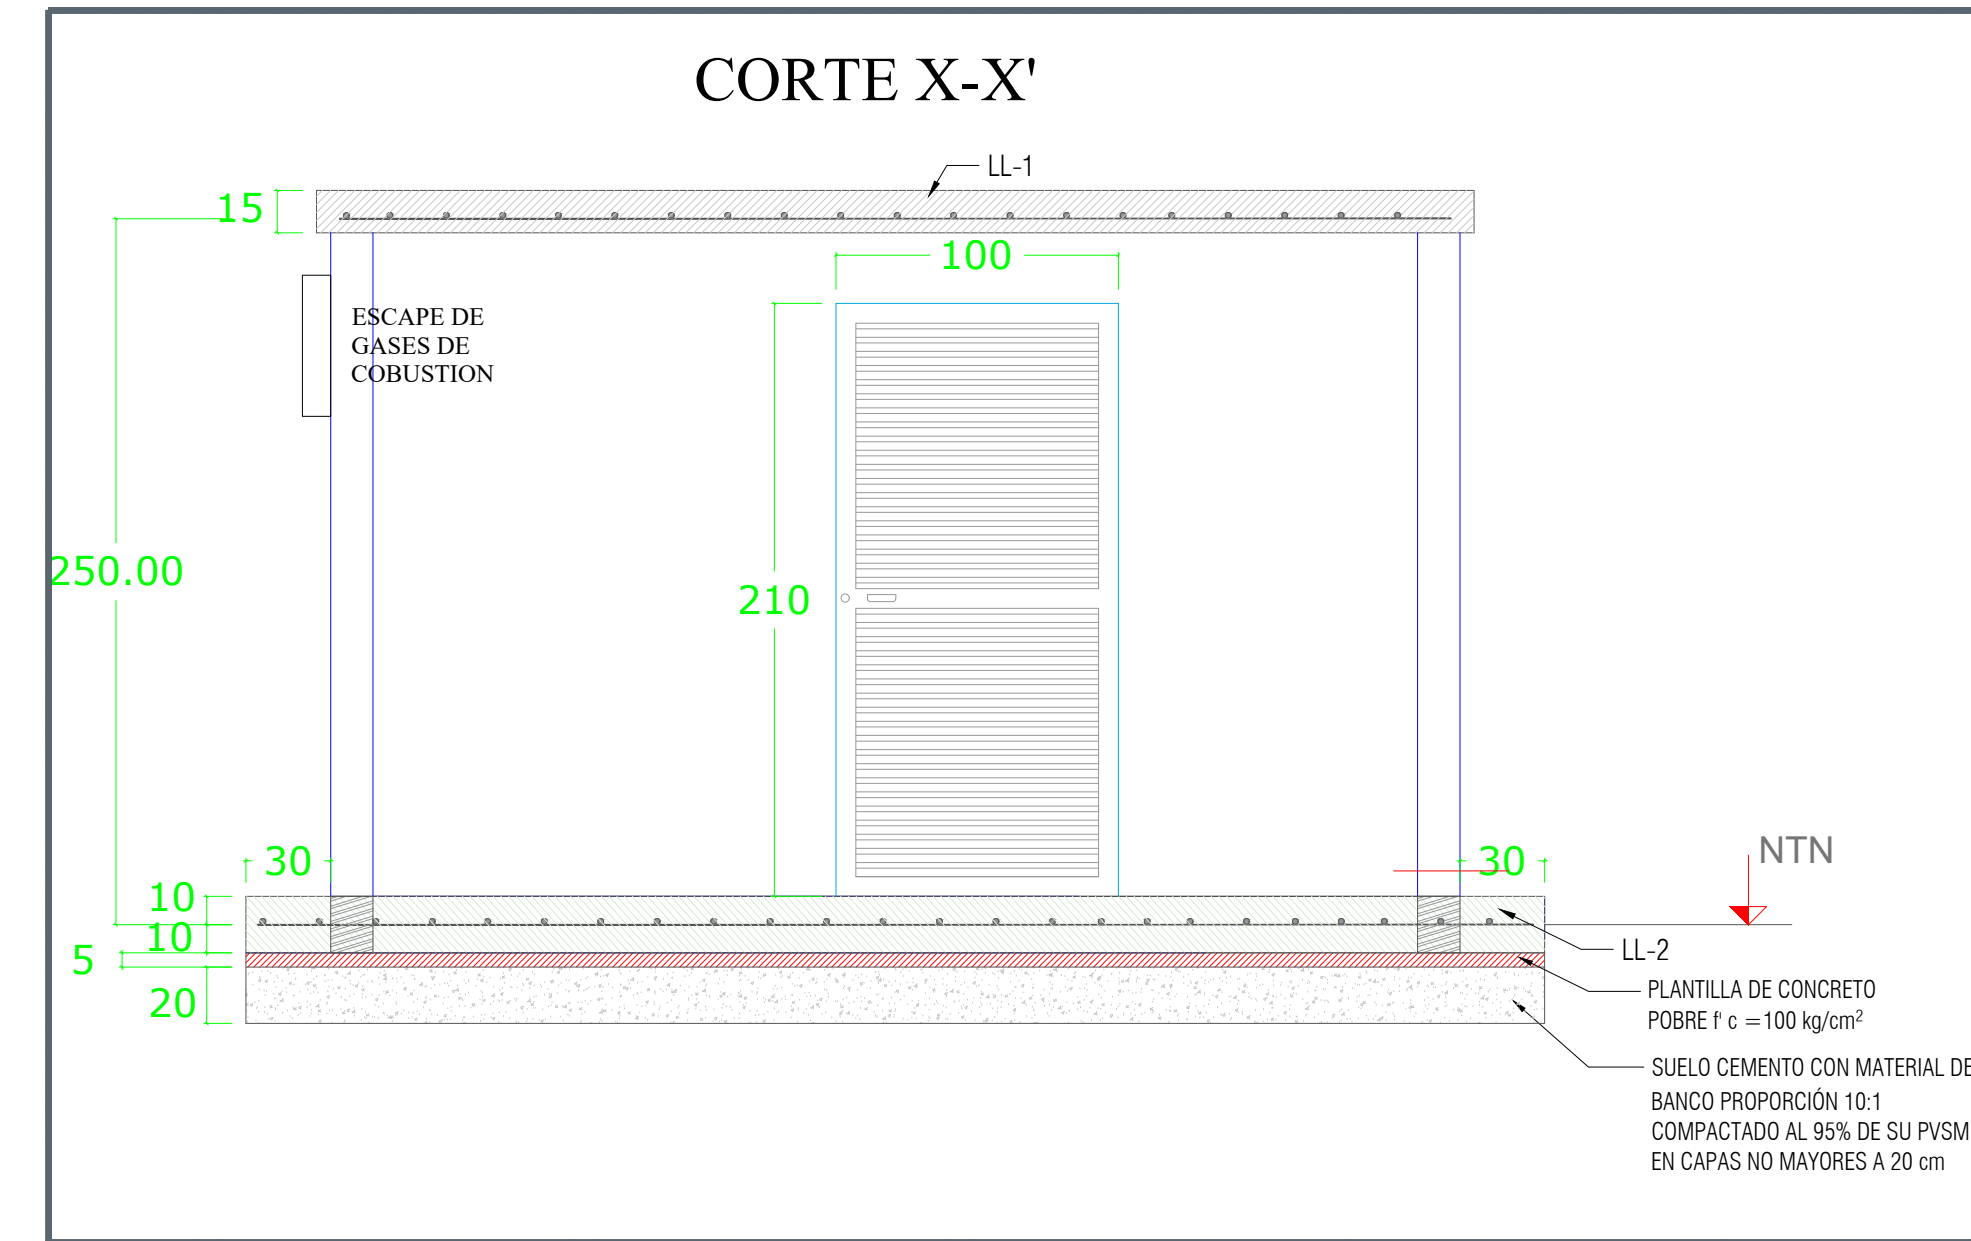

HOSPITAL REGIONAL TEPATILÁN DE MORELOS SIOP-E-SMAFDR-OB-LP-0770-2026

AUTORIZACIÓN:	
Mtro. David Miguel Zamora Bueno Secretario de Infraestructura y Obra Pública	
Mtro. Joel Iván Zúñiga Godínez Director General de Proyectos de Ingeniería	Ing. Raúl Fletes López Director de Proyectos Hidráulicos
DATOS GENERALES	
Localización: Calle Amado Nervo #1025, La Gloria, C.P. 47670, Tepatlán de Morelos. Municipio: Tepatlán de Morelos, Jal.	
PROYECTO:	
REHABILITACIÓN DEL ÁREA DE CONSULTA DE URGENCIAS Y CIRCULACIONES EN EL HOSPITAL REGIONAL DE TEPATILÁN DE MORELOS, EN EL MUNICIPIO DE TEPATILÁN DE MORELOS, JALISCO.	
CONTENIDO:	
Planta de Cimentación, Planta de Estructuración; Sección, Detalle de Losas, Detalle de Castillos y Dalas de caseta para equipo de bombeo	
ESCALA:	FECHA:
1:250	SEPTIEMBRE 2026
CLAVE DE PLANO:	
DET-AP-05	

ESPECIFICACIONES DE CONCRETO

ESPECIFICACIONES:

EL CONSTRUCTOR DEBERA APEGARSE A LO DISPUESTO POR EL REGLAMENTO DE CONSTRUCCION EN CONCRETO REFORZADO (ACI-318-11) Y COMENTARIOS, EN LOS CAPITULOS TERCERO AL SEPTIMO, POR SER DE SUMO INTERES PARA QUE LAS ESTRUCTURAS DE CONCRETO QUEDEN SATISFACTORIAMENTE REFORZADAS.

NOTAS:

- DIMENSIONES EN CENTIMETROS EXCEPTO INDICADAS.
- CORDEADAS Y NIVELES EN METROS.
- LAS COTAS RIGEN AL DIBUJO.
- EL TAMAÑO MAXIMO DE EL AGREGADO SERA DE ACUERDO AL ELEMENTO.
- EL REVENIMIENTO SERA EL ADECUADO PARA CADA TIPO DE ELEMENTO ESTRUCTURAL.
- SEGUIR LAS RECOMENDACIONES DE MECANICA DE SUELOS PARA COMPACTACION.
- COLAR A UNA HORA ADECUADA PARA EVITAR PERDIDA DE HUMEDAD DEL CONCRETO Y CURAR ADECUADAMENTE.
- CAPACIDAD DE CARGA DEL TERRENO DE ACUERDO A MECANICA DE SUELOS IGUAL A 10 TON/m².

RESISTENCIA DEL CONCRETO DE ELEMENTOS ESTRUCTURALES (EXCEPTO INDICADA)


Zapatas, Contrabases y Losas de Cimentación	f _c =250 Kg/cm ² .
Dalas y Castillos	f _c =250 Kg/cm ² .
Muros de Concreto	f _c =250 Kg/cm ² .
Trabes, Vigas y Columnas	f _c =250 Kg/cm ² .
Losas y Nervaduras	f _c =250 Kg/cm ² .

RECURRIMIENTOS MINIMOS DE CONCRETO PARA EL ACERO DE REFUERZO

ELEMENTO ESTRUCTURAL:	RECURRIMIENTO:
En Dalas y Castillos	2.0 cm.
En Losas, Muros y Nervaduras	2.0 cm.
En Vigas y Columnas	5.0 cm.
En Zapatas (cimbadas)	5.0 cm.
Elementos en Contacto con Terreno	7.5 cm.


GANCHOS ESTANDAR PARA ACERO DE REFUERZO PRIMARIO

GRADO DE VARILLA	No. DE LA VAR.	DIAM. MIN. DE DOBLEZ*
TODOS LOS GRADOS DEL REFUERZO	#3 AL #8	6 DIAM. DE LA VARILLA
	#9 #10 #11	8 DIAM. DE LA VARILLA
	#14 #18	10 DIAM. DE LA VARILLA
GRADO 28**	#3 AL #11	5 DIAM. DE LA VARILLA

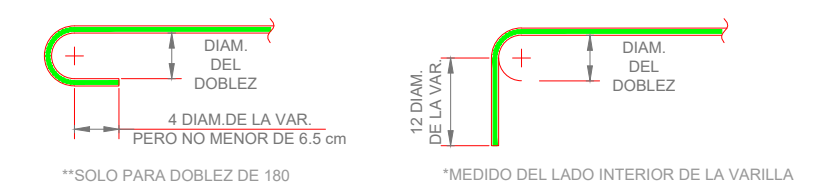

GANCHOS ESTANDAR PARA ESTRIBOS Y GANCHOS DE AMARRE

No. DE LA VAR.	DIAM. MIN. DE DOBLEZ*
DEL #3 AL #8	4 DIAM. DE LA VARILLA
DEL #9 AL #11	6 DIAM. DE LA VARILLA
DEL #14 AL #18	8 DIAM. DE LA VARILLA

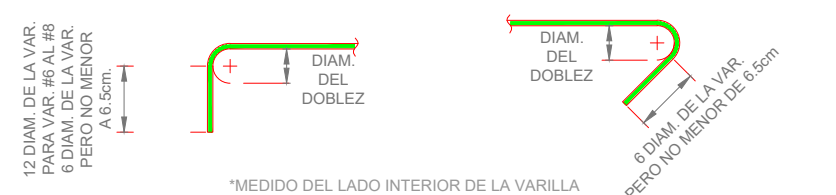

LONGITUD DE TRASLAPE PARA VARILLA INDIVIDUAL EN TRABES Y LOSAS

No. DE LA VAR.	LECHO INFERIOR Y LECHO SUPERIOR (PERALTE MENOR A 30 CM.)	LECHO SUPERIOR (PERALTE MAYOR A 30 CM.)
3 (3/8")	45 cm.	60 cm.
4 (1/2")	60 cm.	75 cm.
5 (5/8")	75 cm.	95 cm.
6 (3/4")	90 cm.	115 cm.
8 (1")	145 cm.	190 cm.

LAS LONGITUDES DE TRASLAPE DEBERAN MULTIPLICARSE POR 1.2 EN PAQUETES DE TRES VARILLAS.

NO SE TRASLAPARA MAS DEL 50% DEL ACERO EN UNA SECCION.

EL DOBLADO DEL ACERO DE REFUERZO SE REALIZARA EN FRIJO.

ABREVIATURAS:

NPT	NIVEL DE PISO TERMINADO	@	SEPARACION
NDC	NIVEL DESPLANTE DE CIMENTACION	NIV	NIVEL
NTC	NIVEL TOPE DE CONCRETO	C	COLUMNA
NTE	NIVEL TOPE DE ESTRUCTURA	GR	GRAPAS
NIE	NIVEL INICIO DE ESTRUCTURA	D	DADO
NIN	NIVEL TERRENO NATURAL	MC	ESTRIBOS
#	TRABE O VIGA	Z-1	MURO CONCRETO
	NUMERO DE LA VARILLA EN OCTAVOS DE PULG.	Z-2	ZAPATA AISLADA
		Z-3	ZAPATA CORRIADA
		CT-1	CONTRA TRABE DE CONCRETO
		CT-2	CASTILLO
		K-1	DALA DE DESPLANTE O DE CORONA
		DL-1	MURO DE CONCRETO
		N-1	NERVADURA
		L-1	LOSA LLENA
		T-1	TRABE
		V-1	VIGA DE CONCRETO
		C-1	COLUMNA DE CONCRETO
		Δ	INDICA CONTRAFLECHA

PERALTE DE ELEMENTO HACIA ARRIBA

PERALTE DE ELEMENTO HACIA ABAJO

ESPECIFICACIONES DE MAMPOSTERIA

NOTAS GENERALES PARA LA CONSTRUCCION, INSPECCION CONTROL DE OBRA DEL SISTEMA DE MAMPOSTERIA

1.- PIEZAS.- LAS PIEZAS QUE SE UTILIZARAN PARA LA CONSTRUCCION DE LOS MUROS SERAN PLACAS DE ARENA-CEMENTO DE LAS SIGUIENTES DIMENSIONES:

DIMENSIONES NOMINALES	
ANCHO	15 cm
ALTO	20 cm
LARGO	40 cm

2.- CALIDAD DE LAS PIEZAS.- LAS PIEZAS QUE SE UTILICEN DEBERAN SER NUEVAS, CON BORDES RECTOS Y PARALELOS, CON ESQUINAS RECTANGULARES Y SIN RAJADURAS.

3.- VALORES DE DISEÑO DE LA MAMPOSTERIA:

3a).-RESISTENCIA A COMPRESION	f _m =100 kg/cm ²
3b).-RESISTENCIA A CORTANTE	c _v ≥3.0 kg/cm ²
3c).-MODULO DE ELASTICIDAD	E=35,000 kg/cm ²

(CARGAS DE LARGA DURACION)

4.- HUMEDECIMIENTO DE LAS PIEZAS.-TODAS LAS PIEZAS DEBERAN ESTAR SECAS Y SE ROCIARAN CON AGUA JUSTO ANTES DE LA COLOCACION

5.- APAREJO.- LOS TABIQUES DEBERAN COLOCARSE EN FORMA CUATRAPEADA.

6.- TOLERANCIAS:

6a).- EL DESPLANTE DE UN MURO NO SERA MAYOR QUE 0.004 VECES SU ALTURA NI 15mm.


6b).- LOS PARAMENTOS SERA COMPLETAMENTE PLANOS, DEBIENDOSE VERIFICAR ESTA CONDICION EN DIRECCION HORIZONTAL Y VERTICAL POR MEDIO DE

"REVENTONES" A CADA 75 cm COMO MAXIMO.

7.- CONCRETO DE CASTILLOS Y LLENADO DE HUECOS.- EL CONCRETO EMPLEADO EN EL COLADO DE LOS HUECOS DONDE SE ALIE EL REFUERZO VERTICAL, TENDRA UN ALTO REVENIMIENTO, CON UN AGREGADO MAXIMO DE 1.0 cm Y RESISTENCIA A LA COMPRESION NO MENOR QUE f_c=150 kg/cm²


8.- CONCRETO DE DALAS Y CASTILLOS EXTERIORES.- EL CONCRETO EMPLEADO EN EL COLADO DE DALAS Y CASTILLOS EXTERIORES TENDRA UNA RESISTENCIA A LA COMPRESION NO MENOR QUE f_c=250 kg/cm² Y UN REVENIMIENTO DE 1/2" COMO MAXIMO.

9.- CASTILLOS INTERIORES.- SE COLOCARAN CASTILLOS EN CADA ESQUINA, EN LOS EXTREMOS E INTERIORES CON SEPARACION NO MAYOR A 3 m. LOS CASTILLOS ESTARAN ARMADOS CON 4 VARS. DE Ø = 1/4" (10") Y CON ESTRIBOS DE Ø = 1/8" (#2) A CADA HILADA EXCEPTO DONDE HAY REFUERZO HORIZONTAL

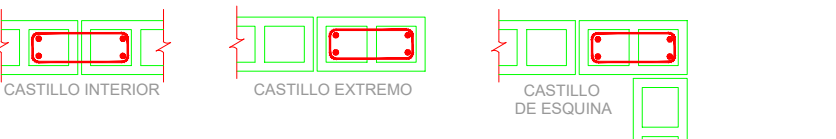

12.- DETALLES DE REFUERZO:

 
12a).- EL ESPESOR DEL CONCRETO O MORTERO DE RELLENO ENTRE LAS BARRAS LONGITUDINALES DEL CASTILLO Y LA PARED INTERIOR DE LA PIEZA SERA DE AL MENOS 2cm.



12b).- LA DISTANCIA ENTRE LA PARED INTERIOR DE LA PIEZA Y EL REFUERZO SERA DE 3cm.



 12c).- EL REFUERZO HORIZONTAL DEBERA SER CONTINUO Y SIN TRASLAPARSE EN LA LONGITUD DEL MURO, PARA CONTINUARLO DE PODRAN HACER GANCHOS A 90° EN UN CASTILLO O EN UNA CELDA DE RELLENO.




13.- LONGITUD DE TRASLAPE.- LA LONGITUD DE TRASLAPE DEL REFUERZO VERTICAL EN PIEZAS HUECAS SERA MAYOR A 50 cm PARA VARS. #3 (Ø=3/8")

14.- ESTRIBOS.- LOS ESTRIBOS DE LAS DALAS Y CASTILLOS EXTERIORES SE DEBERAN HACER DE ACUERDO CON EL SIGUIENTE DETALLE.



 15.- ANCLAJE DEL REFUERZO DE LOS CASTILLOS.- EL REFUERZO VERTICAL DE LOS CASTILLOS DEBERA ANCLARSE A LAS DALAS DE ACUERDO CON EL SIGUIENTE DETALLE.



16.- ANCLAJE DEL REFUERZO DE DALAS.- EL ANCLAJE DEL REFUERZO LONGITUDINAL DE LAS DALAS DEBERA HACERSE EN EL PLANO HORIZONTAL EN LA DALA PERPENDICULAR



17.- SUPERVISION.- SE DEBERA TENER UNA SUPERVISION CONTINUA QUE ASEGURE LA CALIDAD DE OBRA Y EL CUMPLIMIENTO DE LAS ESPECIFICACIONES DEL PLANO Y DE LAS NORMAS TECNICAS COMPLEMENTARIAS PARA EL DISEÑO Y LA CONSTRUCCION DE ESTRUCTURAS DE MAMPOSTERIA DEL RDF-2004.

18.- LLENADO DE LOS HUECOS Y COLADO DE CASTILLOS INTERIORES.- SE DEBERA CADA TRES HILADAS (60 cm) COMO MAXIMO Y SE DEBERA GAVIAR EN LLENADO COMPLETO Y EVITANDO SEGREGACIONES DEL CONCRETO O MORTERO. SE DEBERA UTILIZAR VARILLAS PARA COMPACTAR EL CONCRETO Y EVITAR VACIOS DE AIRE.

19.- TRASLAPES DEL REFUERZO LONGITUDINAL.- NO SE PODRA TRASLAPAR MAS DEL 50% EN UNA MISMA SECCION DEL REFUERZO LONGITUDINAL DE DALAS Y CASTILLOS.

20.- MEZCLADO DEL MORTERO.- SE DEBERA HACER EL MEZCLADO EN SECO DE LOS SOLIDOS HASTA ALCANZAR UN COLOR HOMOGENEO DE LA MEZCLA, EL CUAL SOLO SE PODRA UTILIZAR EN UN LAPSO DE 24 hrs. LA CONSISTENCIA DEL MORTERO SE AJUSTARA TRATANDO DE QUE ALCANCE LA MINIMA FLUIDEZ COMPATIBLE CON UNA FACIL COLOCACION. LOS MATERIALES SE MEZCLARAN EN UN TIEMPO DE MEZCLADO UNA VEZ QUE EL AGUA SE AGREGA NO DEBERA SER MENOR A 3 min. NI DEL NECESARIO PARA ALCANZAR 120 REVOLUCIONES.

21.- USO DE MORTERO.- LOS MORTEROS A BASE DE CEMENTO ORDINARIO DEBERAN USARSE DENTRO DEL LAPSO DE 2 hrs A PARTIR DEL MEZCLADO INICIAL.

22.- REMEZCLADO.- SI EL MORTERO EMPREZA A ENDURECERSE PODRA REMEZCLARSE HASTA QUE VUELVA A TOMAR LA CONSISTENCIA DESEADA AGREGANDO AGUA SI ES NECESARIO, ACEPTANDOSE UN SOLO REMEZCLADO.

23.- ESPESOR DE LAS JUNTAS.- EL ESPESOR DE LAS JUNTAS HORIZONTALES Y VERTICALES SERA DE 1.0 cm CON UNA TOLERANCIA DE ± 2.0 mm.

24.- COLOCACION DEL MORTERO DE LAS JUNTAS.- EL 100% DE LA SUPERFICIE HORIZONTAL Y DE LAS JUNTAS VERTICALES DEBERA ESTAR COBIERTO CON MORTERO.

25.- CONSTRUCCION.- EN UNA JORNADA DE TRABAJO DE 24 hrs. NO PODRA CONSTRUIRSE MAS DE 2 m de ALTURA DE MURO, ESTO PARA EVITAR APLASTAMIENTO DE LAS JUNTAS.

26.- SE DEBERA REALIZAR UN PLANO DE DESPIECE.

RECOMENDACIONES PARA ELABORAR MORTERO PARA JUNTAS DE TABIQUE

PROPORCIONAMIENTO RECOMENDADO MORTERO TIPO I

CEMENTO	CAL HERATADA	ARENA CERNIDA
1 PARTE	3	3

* EL VOLUMEN DE ARENA SE MEDIRA EN ESTADO SUELTO.

RESISTENCIA NOMINAL EN COMPRESION f_m (mortero) = 125 kg/cm²

SE EMPLEARA LA MINIMA CANTIDAD DE AGUA QUE PRODUZCA UN MORTERO FACILMENTE TRABAJABLE.

MEZCLADO DE MORTERO.- LOS MATERIALES SE MEZCLARAN EN UN RECIPIENTE NO ABSORBENTE, Y SE HARA MEZCLADO MECANICO DURANTE UN TIEMPO MINIMO DE 3 MINUTOS CONTADOS A PARTIR DEL MOMENTO EN QUE SE AGREGUE EL AGUA.

SE TENDRA ESPECIAL CUIDADO EN NO UTILIZAR CEMENTO DE FRAGUADO RAPIDO.

ESPECIFICACIONES DE ACERO

NOTAS GENERALES:

- DIMENSIONES EN MILIMETROS EXCEPTO INDICADAS.
- COORDENADAS Y NIVELES EN METROS.
- PERFILES ESTRUCTURALES DE ACERO SEGUN TABLA:

PTR	A - 500 GRADO "B"
ANGULOS > 2"	A - 572 GRADO "50"
COLUMNAS 3 Y 4 PLACAS	A - 572 GRADO "50"
TRABES 3 PLACAS	A - 572 GRADO "50"
TRABES Y COLUMNA IR	A - 992 GRADO "50"
PLACAS CONEXION	A - 572 GRADO "50"
ANCLAS	A - 36
RED. LISO	A - 36
MONTE	A - 1011 GRADO "50"

4.- TODOS LOS TORNILLOS SERAN DE ALTA RESISTENCIA ASTM A-325 EXCEPTO EN LARGUEROS QUE SERAN ASTM A-307.

5.- TODA LA SOLDADURA SERA MEDIANTE ELECTRODOS DE LA SERIE E-70XX.

6.- ESPECIFICACIONES DEL AISC Y EL AWS.

7.- TODA LA ESTRUCTURA LLEVARA DOS MANOS DE PINTURA ANTICORROSIVA (PRIMER DE ALTO AL TOPO) CONTENIDO DE SOLIDOS DE 3 MILLS. EN TOTAL.

8.- TODA LA PINTURA QUE SEA DAÑADA DURANTE EL TRANSPORTE O EL MONTAJE DEBERA SER REPARADA DE INMEDIATO.

NOTAS GENERALES ANCLAS:

- EL ACERO PARA LAS ANCLAS SERA ASTM A - 36 EXCEPTO INDICADAS.
- DISEÑO CONFORME AL REGLAMENTO ACI 318-2014.
- TODA ANCLA SERA SUMINISTRADA CON TUERCA HEXAGONAL Y ARANDELA PLANA F 436

4.- LAS PARTES ROSCADAS EN LAS ANCLAS DEBERAN CONFORMARSE A PARTIR DE LAS SERIES UNIFICADAS DE ANSI B18.1.Y TENDRA TOLERANCIA CLASE 2A.

5.- LAS TUERCAS PARA LAS ANCLAS ESTANDAR DEBERAN SER HEXAGONALES TIPO 2H PESADO DE ACUERDO CON ASTM A 963.

6.- USAR UNA TUERCA PARA NIVELACION, EN CADA ESQUINA.

EN CASO DE REQUERIR, COLOCAR TUERCAS INTERMEDIAS.

7.- LAS TUERCAS Y ARANDELAS DEBERAN SER ENVIADAS JUNTO A LAS ANCLAS.


EL AJUSTE CORRECTO DE LAS TUERCAS A LAS ANCLAS DEBERA SER VERIFICADO PREVIAMENTE A SU EMBARQUE.

8.- HACER UNA BUENA LIMPIEZA ENTRE DADO Y PLACA BASE ANTES DE Rellenar con GROUT.

9.- LAS CUERDAS DE LAS ANCLAS DEBERAN SER ENVUeltas CON CINTA TIPO POLYKEN O SIMILAR PARA PREVENIR DAÑOS.


DETALLE DE PLACA DE ANCLAJE EXCEPTO INDICADO

MILIMETROS Ø	PULGADAS Ø	LONGITUD	PLACA A x B mm	PLACA ESPESOR PL	SOLDADURA tw
19	3/4"	600	50 x 50	13	6
22	7/8"	600	55 x 55	16	8
25	1"	600	60 x 60	16	8
29	1 1/8"	650	65 x 65	19	10
32	1 1/4"	700	70 x 70	19	10
35	1 3/8"	800	75 x 75	22	13
38	1 1/2"	850	85 x 85	25	13
41	1 5/8"	950	90 x 90	25	13
45	1 3/4"	1000	95 x 95	29	16
48	1 7/8"	1050	105 x 105	29	16
51	2"	1250	110 x 110	32	19
57	2 1/4"	1350	120 x 120	35	22
60	2 3/8"	1450	130 x 130	38	25
64	2 1/2"	1500	135 x 135	38	25

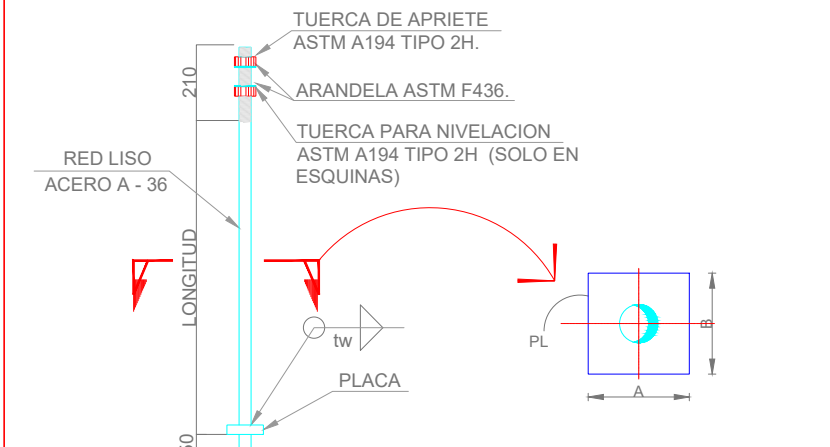

LONGITUD NECESARIA PARA CUALQUIER AGARRE DE TORNILLOS

CENTIMETROS Ø	PULGADAS Ø	K	
		CENTIMETROS	PULG.
0.79	5/16"	1.27	1/2"
0.95	3/8"	1.43	9/16"
1.11	7/16"	1.59	5/8"
1.27	1/2"	1.75	11/16"
1.59	5/8"	2.06	13/16"
1.90	3/4"	2.54	1"
2.22	7/8"	2.86	1 1/8"

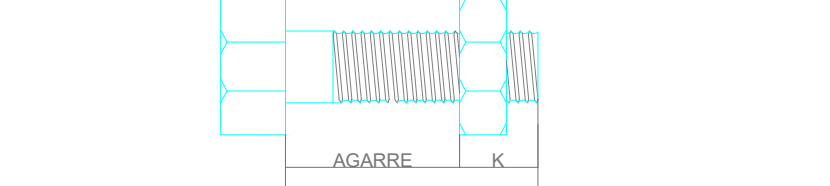


AGREGAR 5 mm. POR CADA ARANDELA BISELADA

DIAMETRO DEL TORNILLO	TENSION (kg)	TORQUE (LIBRAS-PIE)	
		TORNILLOS A-325	ESTANDAR
5/8"	8600	200	93
3/4"	12700	355	150
7/8"	17700	525	202
1"	23100	790	300
1 1/8"	25400	1060	474
1 1/4"	32200	1495	659
1 3/8"	38600	1960	884
1 1/2"	46700	2600	1057





ESPECIFICACIONES DE ACERO


TOLERANCIAS EN LA FABRICACION DE VIGAS FORMADAS POR TRES PLACAS

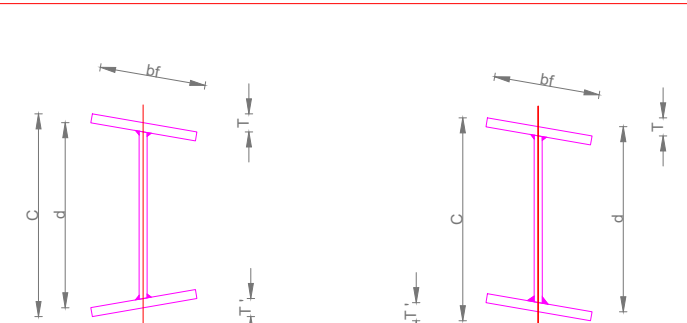

TOLERANCIAS mm.

PERALTE: "d"	PATIN: "bf"	FUERA DE PARALELISMO T ± T	C MENOS EL PERALTE NOMINAL "d"
3.0	3.0	6.0	6.0

   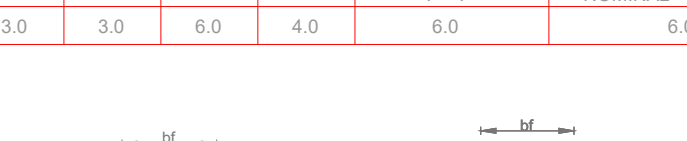

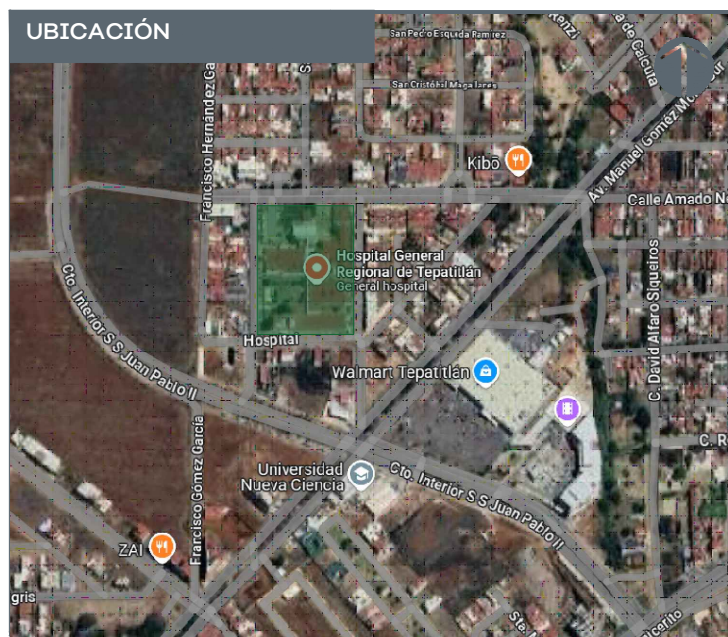

 Línea Drenaje Sanitario PVC
 Línea Ventilación Drenaje Sanitario D=2
 INTERVENCIÓN 2026



Ing. David Miguel Zamora Bueno
Secretario de Infraestructura y Obra Publica del
Estado de Jalisco

Ing. Raúl Fletes López
Director de Proyectos
Hidráulicos


Localización: Calle Amado Nervo #1025, La Gloria, C.P. 47670, Tepatitlan de Morelos.

Municipio: Tepatitlan de Morelos, Jal.

REHABILITACIÓN DEL ÁREA DE CONSULTA DE URGENCIAS Y CIRCULACIONES EN EL HOSPITAL REGIONAL DE TEPATITLÁN DE MORELOS, EN EL MUNICIPIO DE TEPATITLÁN DE MORELOS, JALISCO.

Planta General de Instalación Sanitaria

PG-DS-0

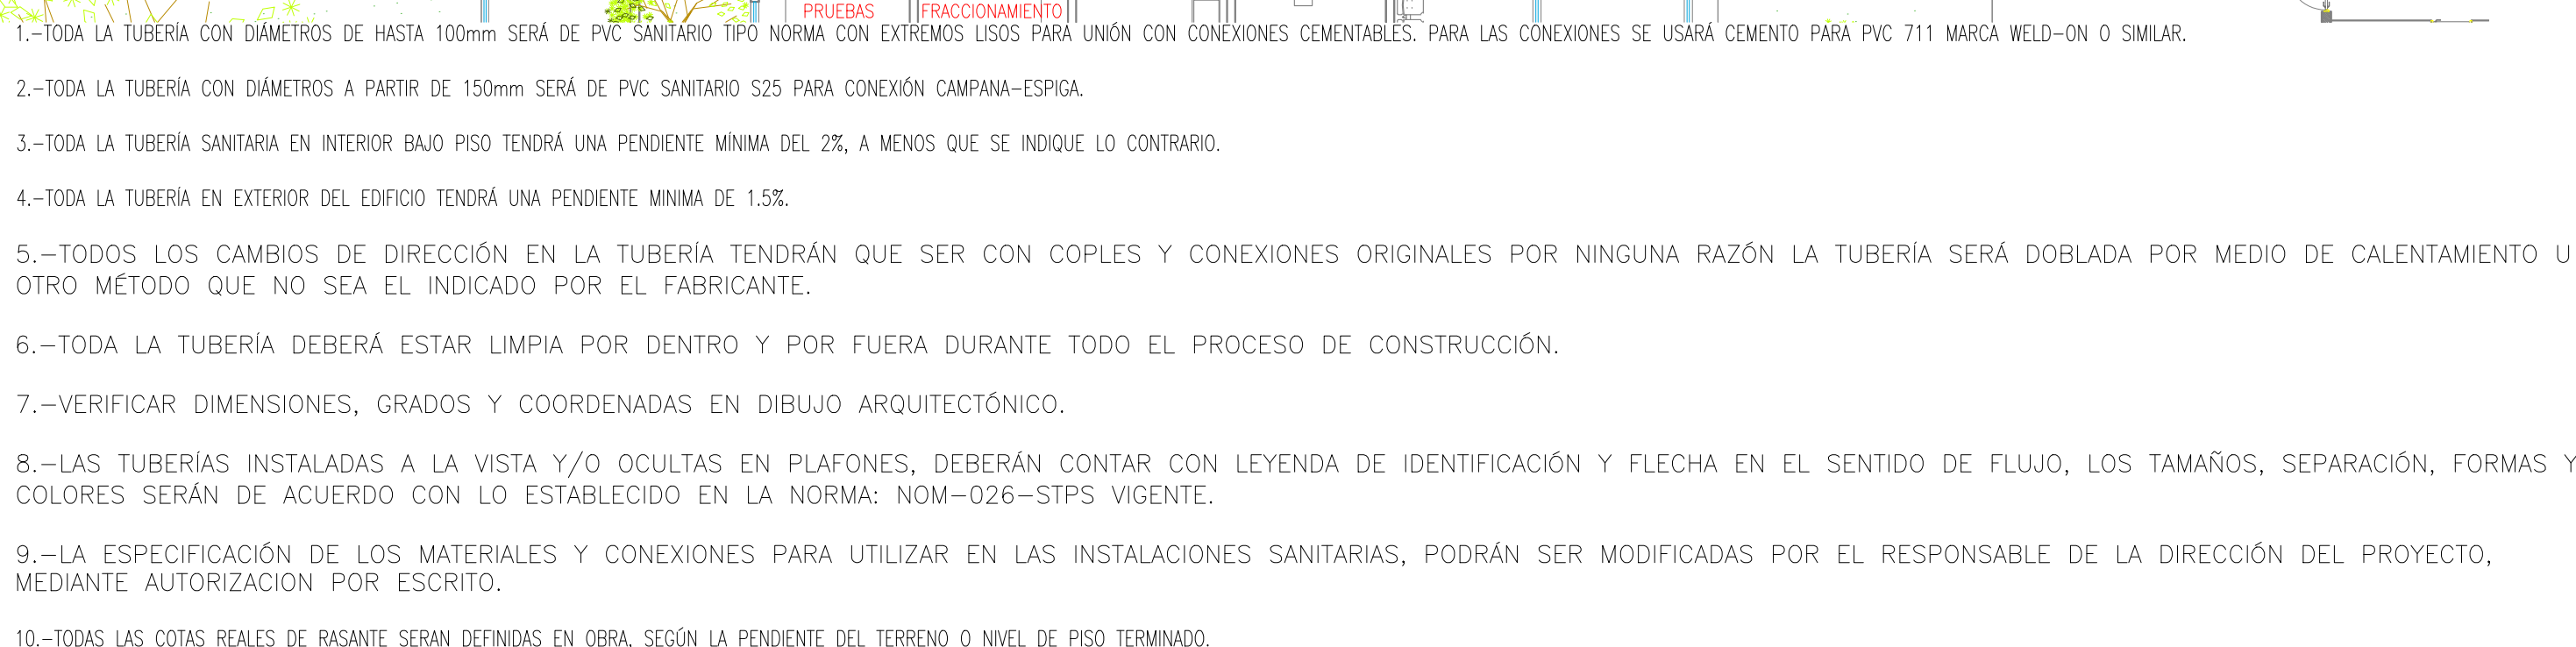

01 PLANTA GENERAL: INSTALACIÓN SANITARIA

1:150



NOTAS:

HOSPITAL REGIONAL TEPATITLÁN DE MORELOS SIOP-E-SMAFDR-OB-LP-0770-2026

AUTORIZACIÓN:

Ing. David Miguel Zamora Bueno
Secretario de Infraestructura y Obra Publica del
Estado de Jalisco

Mtro. Joel Iván Zúñiga
Gosálvez
Director General de Proyectos
de Ingeniería

Ing. Raúl Fletes López
Director de Proyectos
Hidráulicos

DATOS GENERALES

Localización: Calle Amado Nervo #1025, La Gloria, C.P. 47670, Tepatitlan de Morelos.

Municipio: Tepatitlan de Morelos, Jal.

PROYECTO:

REHABILITACIÓN DEL ÁREA DE CONSULTA DE URGENCIAS Y CIRCULACIONES EN EL HOSPITAL REGIONAL DE TEPATITLÁN DE MORELOS, EN EL MUNICIPIO DE TEPATITLÁN DE MORELOS, JALISCO.

CONTENIDO:

Detalles de Conexión a Muebles

ESCALA:

1: 150

FECHA:




SEPTIEMBRE 2026

CLAVE DE PLANO:

DET-DS-08



DETALLE DE POZOS DE VISITA TIPO

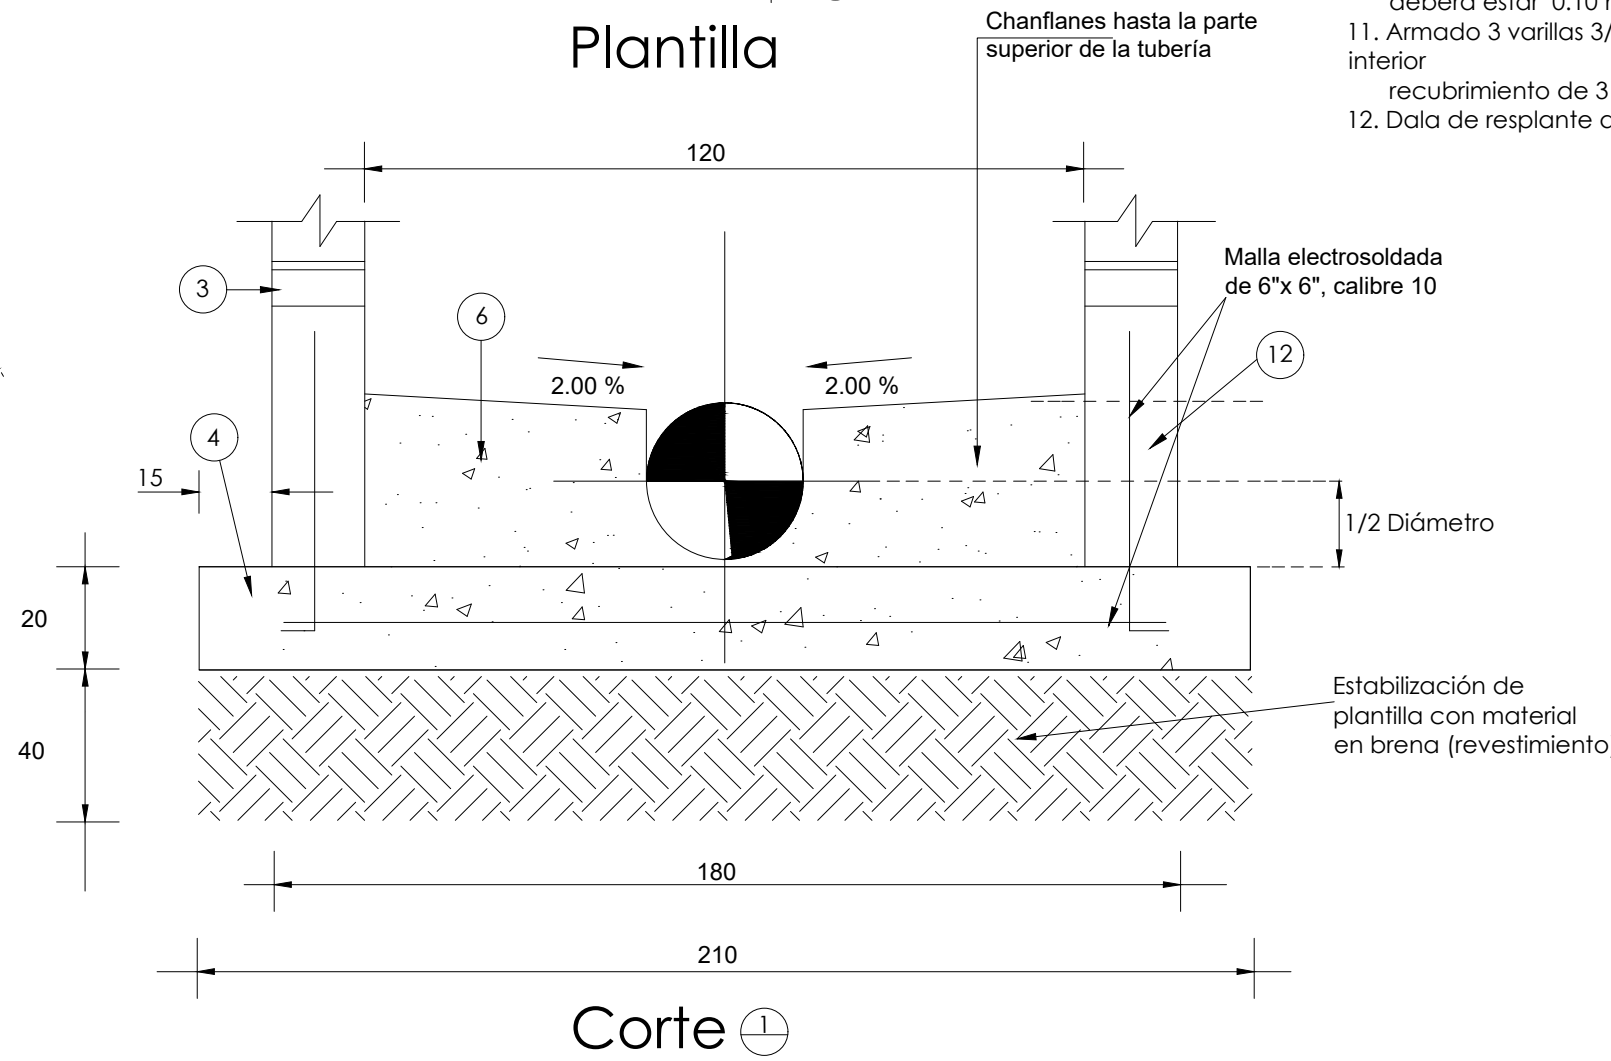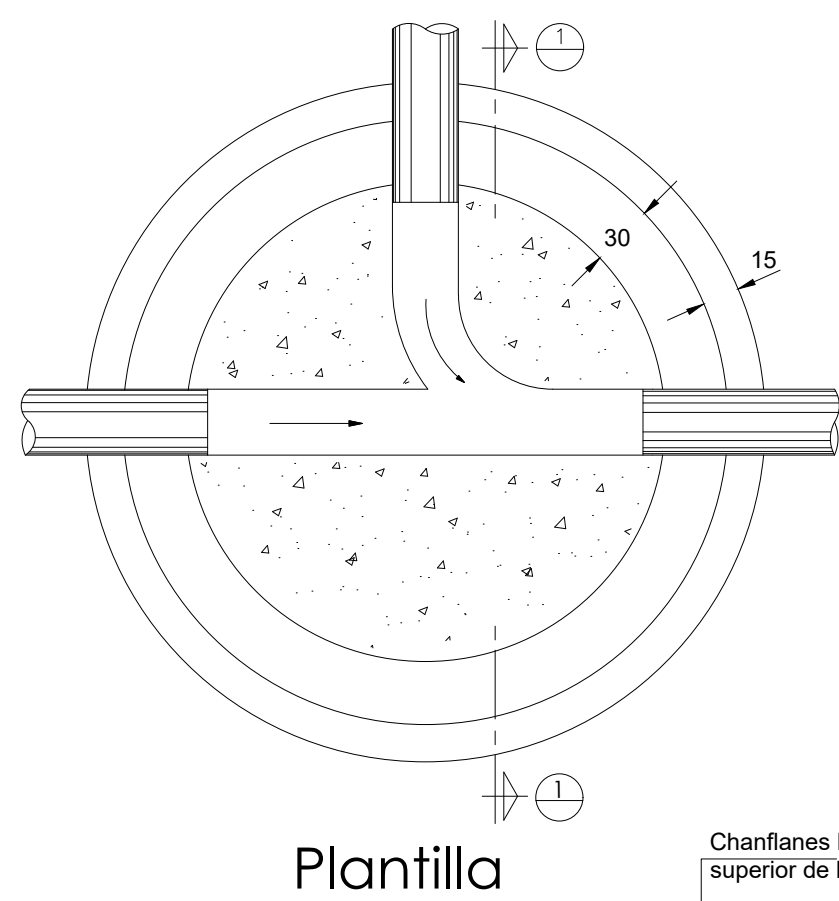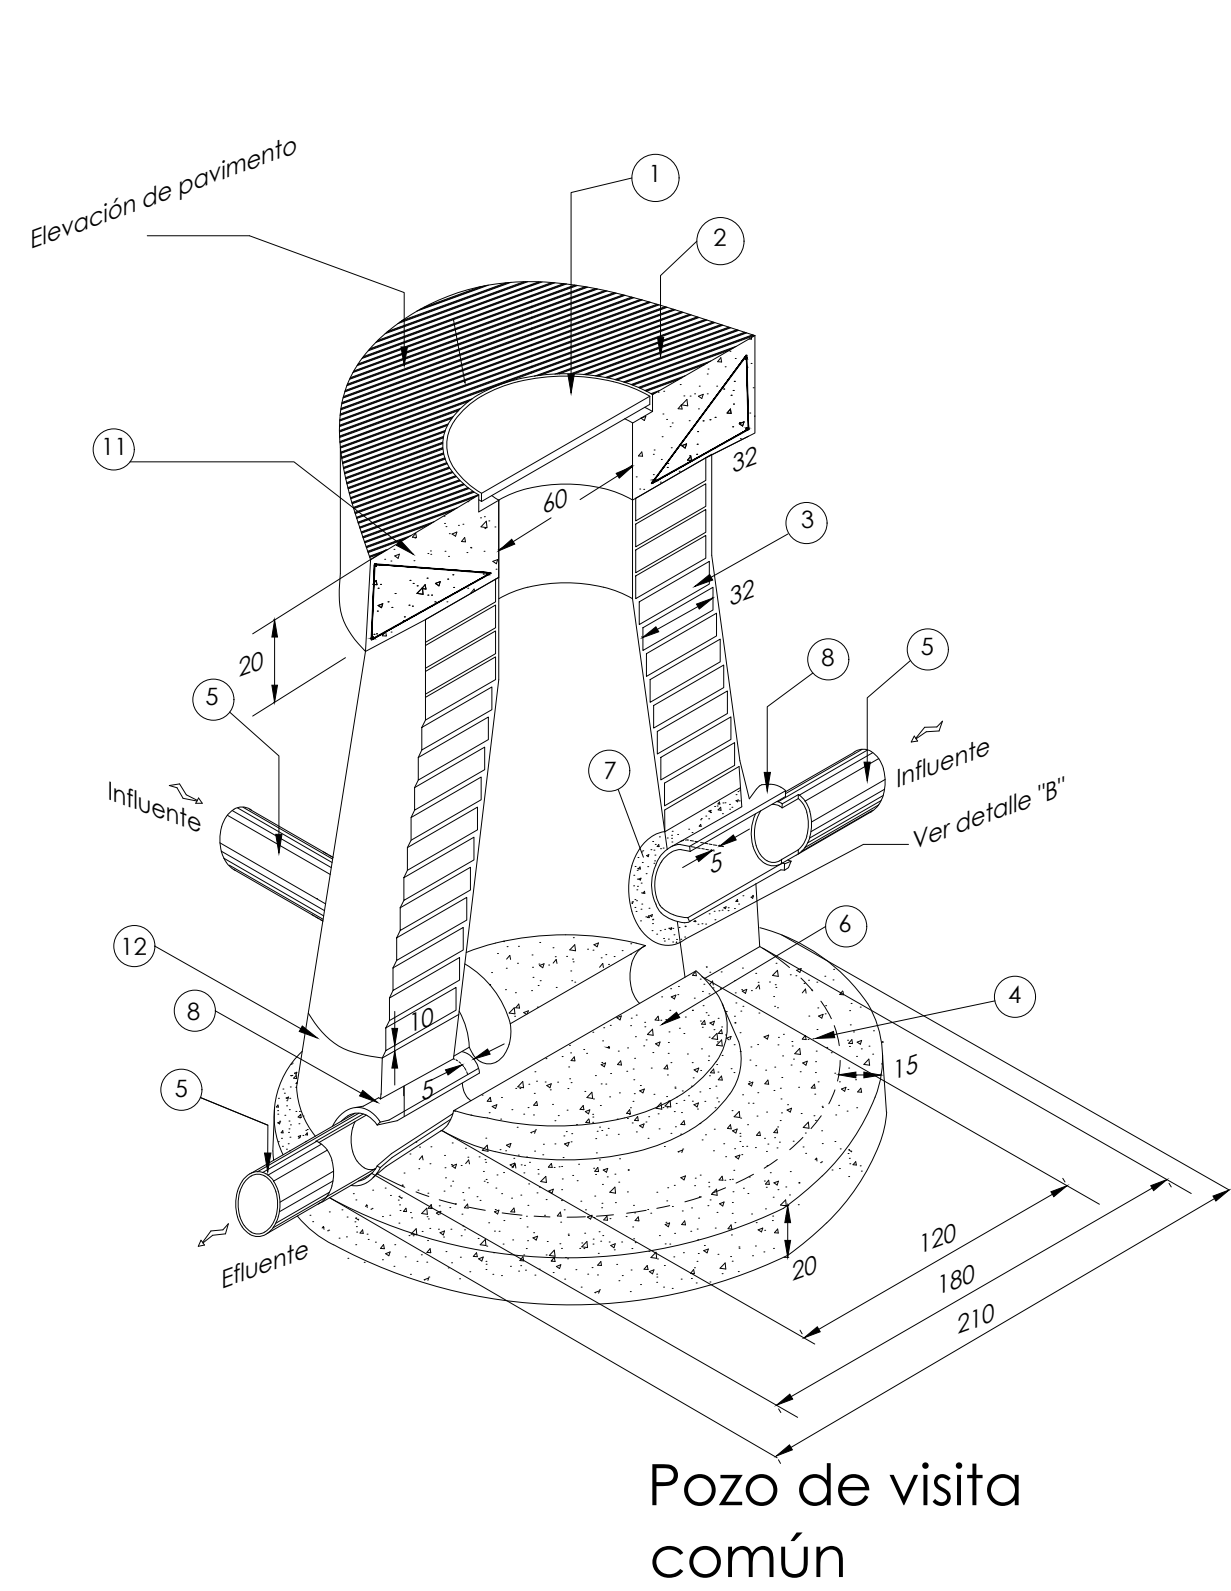


Especificaciones





Para pozos de visita

- Anillo de concreto armado $f'c = 200 \text{ kg/cm}^2$.
- Muro de ladrillo común 7x17x28 cm aplanado interior y exterior mortero cemento-arena proporción 1:2 con impermeabilizante integral de dos centímetros de espesor, y juntas de mortero 1:3.
- Base de concreto $f'c = 300 \text{ kg/cm}^2$ con impermeabilizante integral.
- Tuberías influentes y efuentes al pozo (PVC S-25).
- Medio caña a base de concreto simple $f'c = 200 \text{ kg/cm}^2$ mínimo.
- hasta la clave de la tubería efuyente.
- Anillo de concreto simple $f'c = 200 \text{ kg/cm}^2$ mínimo de 0.10 cuando estas no queden embebidas en la dala de
- Para tuberías de PVC se deberán utilizar adaptadores de PVC con recubrimiento exterior de agregado grueso para enterrar a los pozos de visita, además deberán tener integrado un paquete de neopreno que cumpla con las NOM-001-CNA-1995 de hermeticidad.
- Todos los concretos y morteros deberán ser elaborados con cemento tipo II.
- En las zonas no pavimentadas, el nivel de brocal y tapa deberá estar 0.10 m por debajo del terreno natural.
- Armado 3 varillas 3/8", estribos 1/4" @ 15 cm diámetro interior
- recubrimiento de 3 cm.
- Dala de resplante de muro de concreto $f'c = 200 \text{ kg/cm}^2$


DETALLE DE ESCALÓN

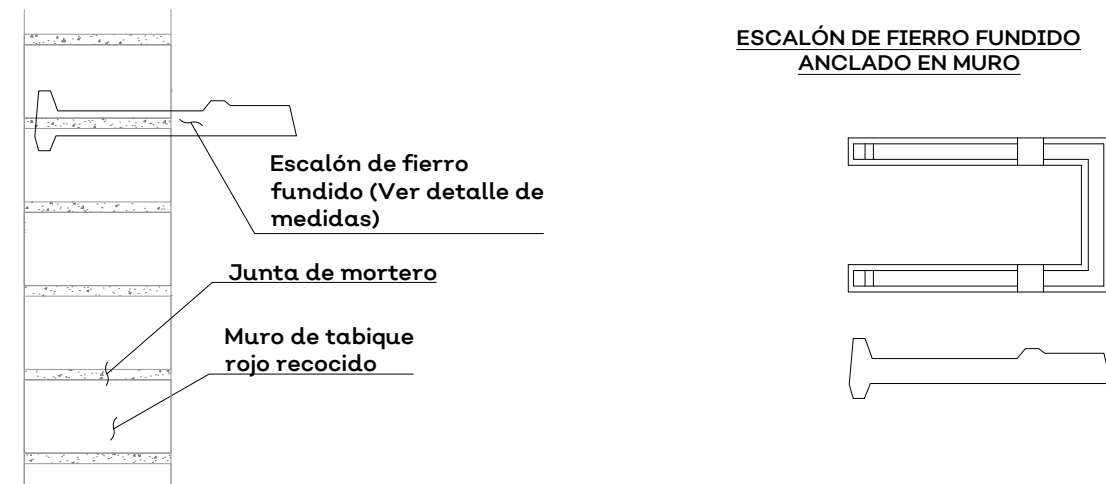

RECOMENDACIONES PARA ELABORAR MORTERO PARA JUNTAS DE TABIQUE			
PROPORCIONAMIENTO RECOMENDADO: MORTERO TIPO I			
CEMENTO	CAL HORATADA	ARENA CERVIDA	
1 PARTE	3	3	
*EL VOLUMEN DE ARENA SE MIDE EN ESTADO SEQUEO.			
RESISTENCIA NOMINAL EN COMPRESION $f'c$ MORTERO = 125 kg/cm ²			
SE EMPLEARÁ LA MÍNIMA CANTIDAD DE AGUA QUE PRODUZCA UN MORTERO FACILMENTE TRABAJABLE.			
MEZCLADO DE MORTERO - LOS MATERIALES SE MEZCLARÁN EN UN RECIPIENTE NO ABSORBENTE Y SE HARÁ MEZCLADO MECÁNICO DURANTE UN TIEMPO MÍNIMO DE 3 MINUTOS CONTADOS A PARTIR DEL MOMENTO EN QUE SE AGREGUE EL AGUA SE TENDRÁ ESPECIAL CUIDADO EN NO UTILIZAR CEMENTO DE FRAGUADO RÁPIDO.			

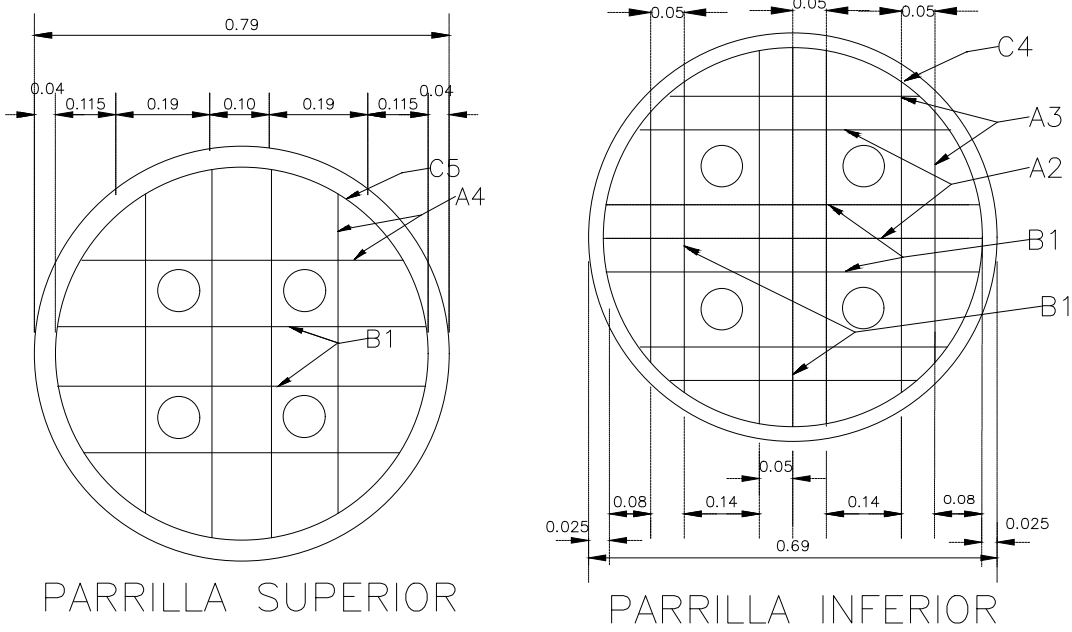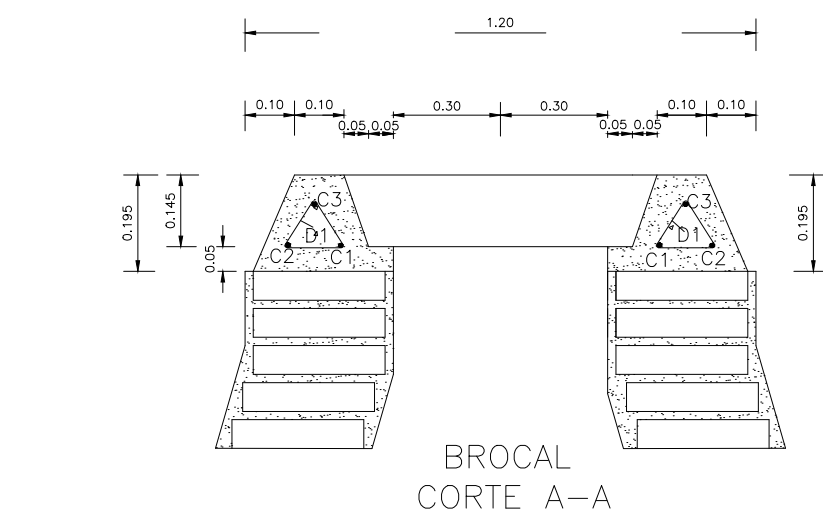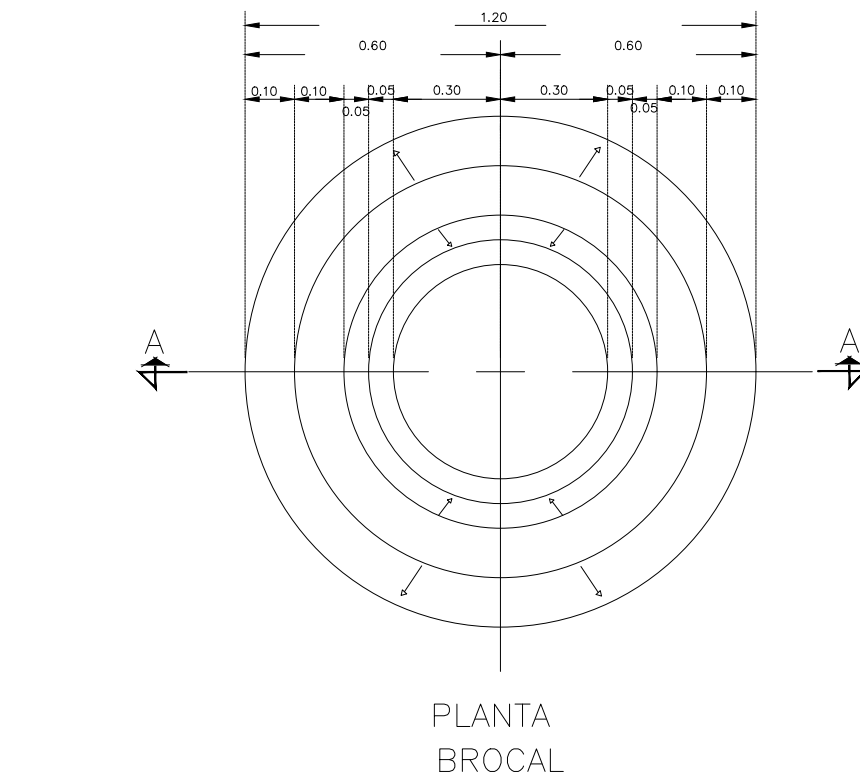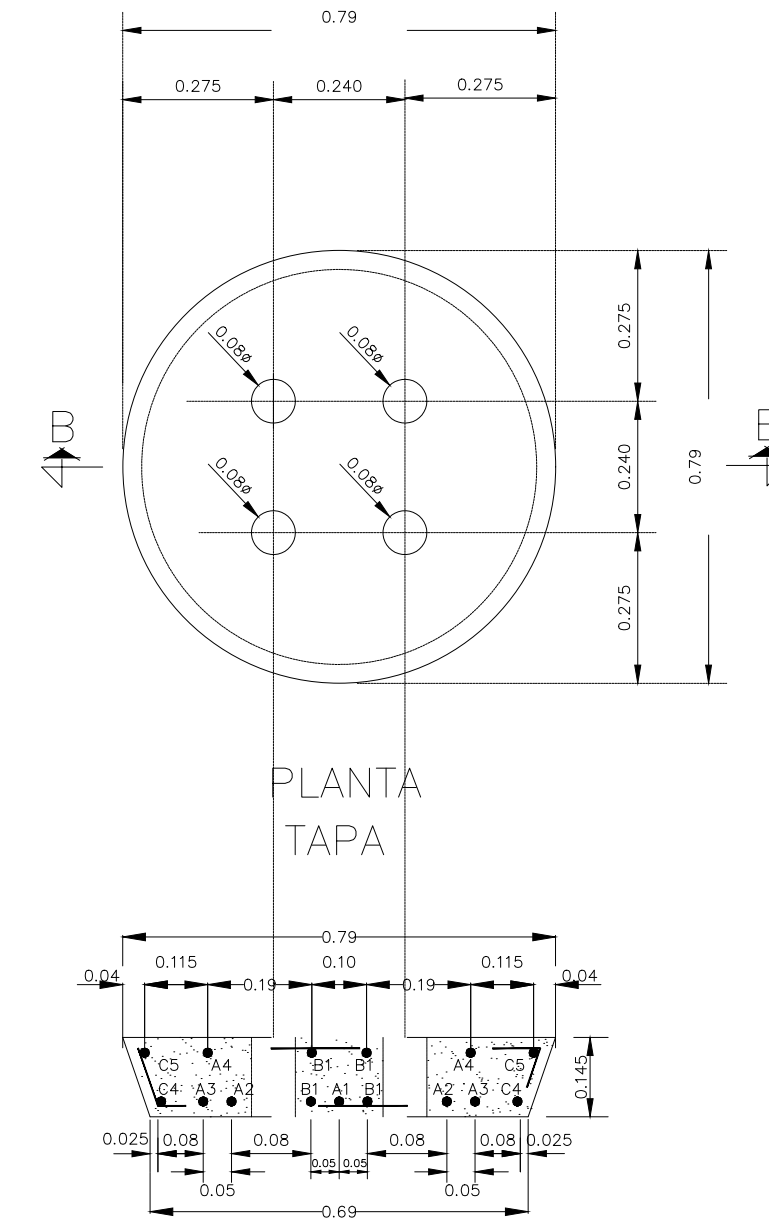

DETALLE DE ZANJA

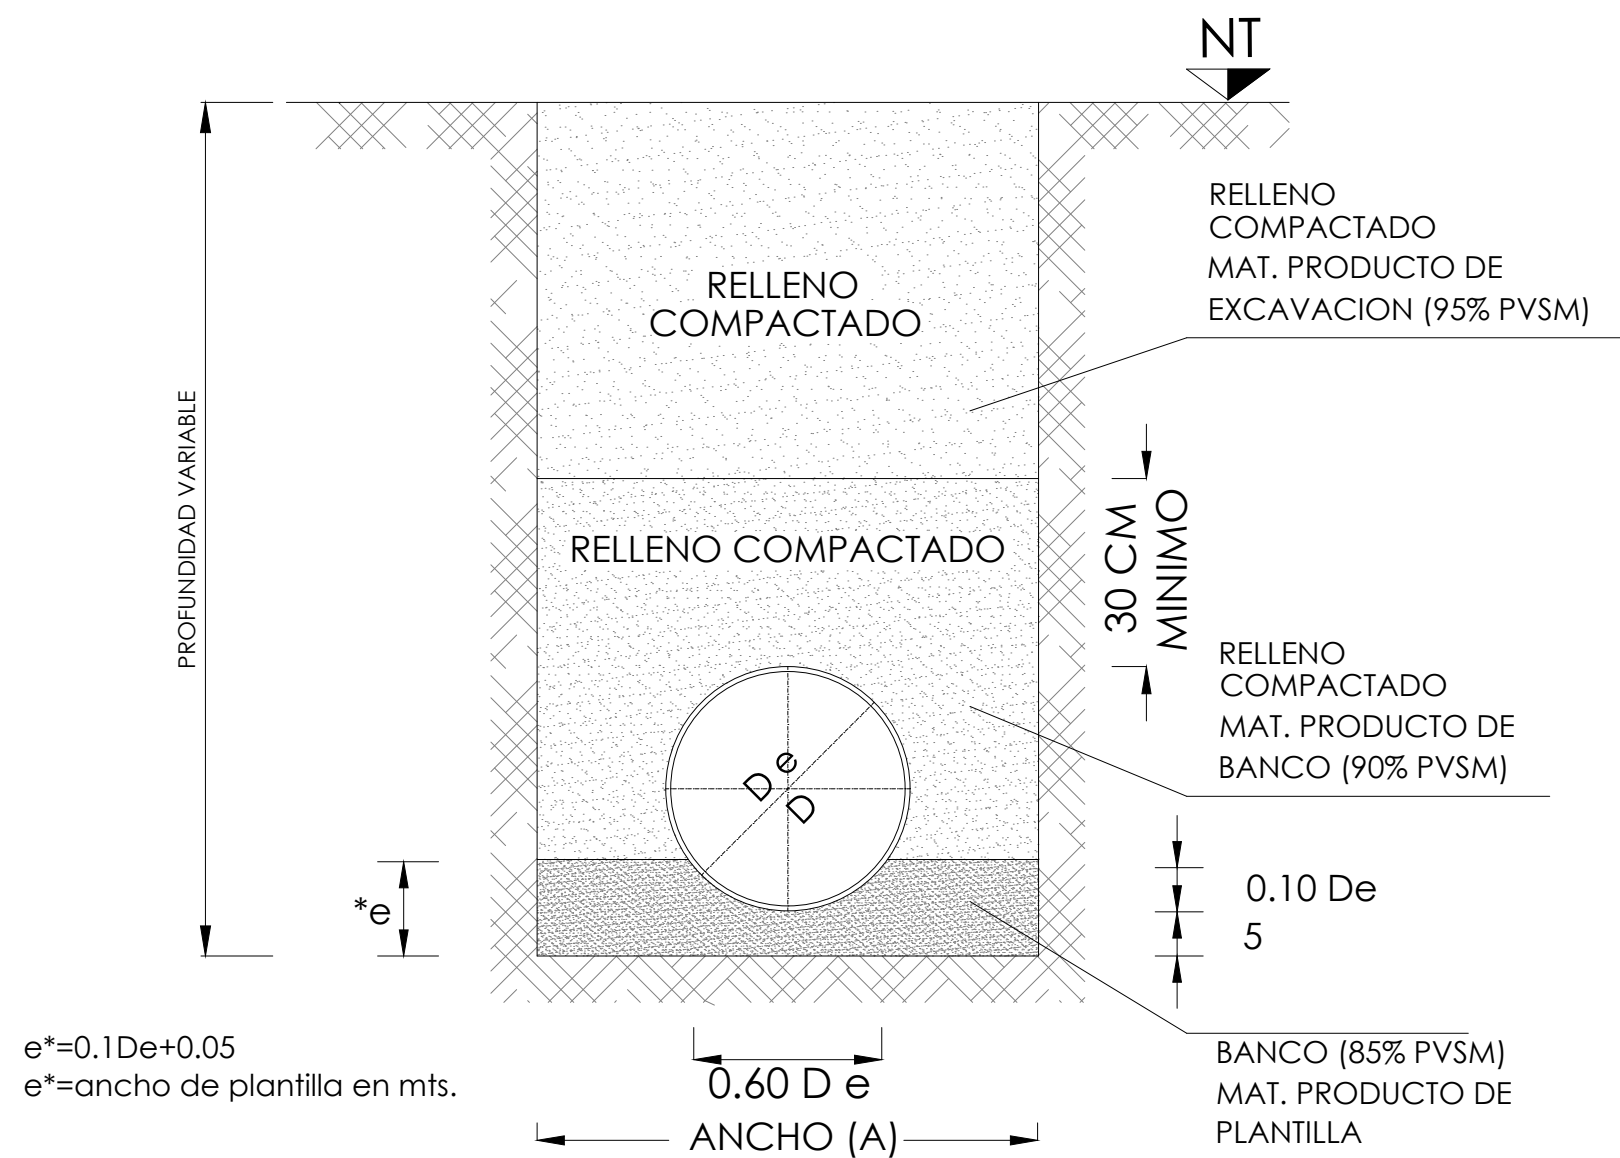

DATOS DE ZANJA

DIAMETRO NOMINAL(D)		ANCHO CMS.	PROF. MIN. CMS.
CMS	PULG.		
76	30	150	185
61	24	130	165
50	20	125	155
45	18	110	145
40	16	100	135
35	14	90	130
30	12	85	125
25	10	80	120
20	8	75	115
15	6	70	110
10	4	60	110

TAPA CORTE B-B

NOTAS	
* Acotaciones en metros excepto las indicadas en otra unidad	
* El concreto será vibrado y curado con una membrana y deberá tener un revenimiento de 8 a 10 cm, el tamaño máximo del agregado será de 19 mm (3/4").	
* Acero de refuerzo de $f_y = 4,200 \text{ kg/cm}^2$	
* Concreto de $f'c = 200 \text{ kg/cm}^2$	

LISTA DE VARILLAS PARA EL BROCAL Y TAPA

TIPO	No.	Ø	a.	b.	c.	d.	e.	f.	g.	h.	i.	j.	k.	l.	m.	n.	o.	p.	q.	r.	s.	t.	u.	v.	w.	x.	y.	z.
BROCAL																												
C1	1	3/8"	3.33	1.06				0.10	3.43	3.43																		
C2	1	3/8"	2.38	0.76				0.10	2.48	2.48																		
C3	1	3/8"	2.82	0.90				0.10	2.92	2.92																		
D1	8	1/4"	0.15	0.14				0.08	0.51	4.08																		
TAPA																												
A1	2	3/8"	0.53					0.13	0.79	1.58																		
A2	4	3/8"	0.47					0.13	0.73	2.92																		
A3	4	3/8"	0.37					0.13	0.63	2.52																		
A4	4	3/8"	0.47					0.13	0.73	2.92																		
B1	4	3/8"	0.75	0.65	0.12	0.11		0.10	1.65	7.40																		
C4	1	3/8"	2.01	0.64				0.10	2.11	2.11																		
C5	1	3/8"	2.23	0.71				0.10	2.33	2.33																		

CANTIDADES DE OBRA

CONCEPTO	UNIDAD	BROCAL	TAPA	TOTAL
Concreto $f'c = 200 \text{ kg/cm}^2$	m ³	0.108	0.064	0.172
Acero de Refuerzo $f_y = 4200 \text{ kg/cm}^2$	Kg	1.1	—	1.1
Varillas 1/4"	Kg	3.0	12.4	17.4
Varillas 7/8"	Kg	—	—	—

SECCION DE CONSTRUCCION
CONDICION ZANJA
CAMA CLASE "B" F.C.=1.90
SIN ESCALA



NOTAS:



AUTORIZACIÓN:

Ing. David Miguel Zamora Bueno Secretario de Infraestructura y Obra Pública del Estado de Jalisco	Mtro. Joel Iván Zúñiga Godínez Director General de Proyectos de Ingeniería	Ing. Raúl Fletes López Director de Proyectos Hidráulicos
--	---	---

DATOS GENERALES

Localización: Calle Amado Nervo #1025, La Gloria, C.P. 47670, Tepatlán de Morelos.
Municipio: Tepatlán de Morelos, Jal.

PROYECTO:

REHABILITACIÓN DEL ÁREA DE CONSULTA DE URGENCIAS Y CIRCULACIONES EN EL HOSPITAL REGIONAL DE TEPATILÁN DE MORELOS, EN EL MUNICIPIO DE TEPATILÁN DE MORELOS, JALISCO.



CONTENIDO:

Detalles de Zanja y Pozo de Visita


ESCALA: 1:150	FECHA: SEPTIEMBRE 2026	CLAVE DE PLANO: DET-DS-09
------------------	---------------------------	------------------------------




HOSPITAL REGIONAL TEPATILÁN DE MORELOS SIOP-E-SMAFDR-OB-LP-0770-2026

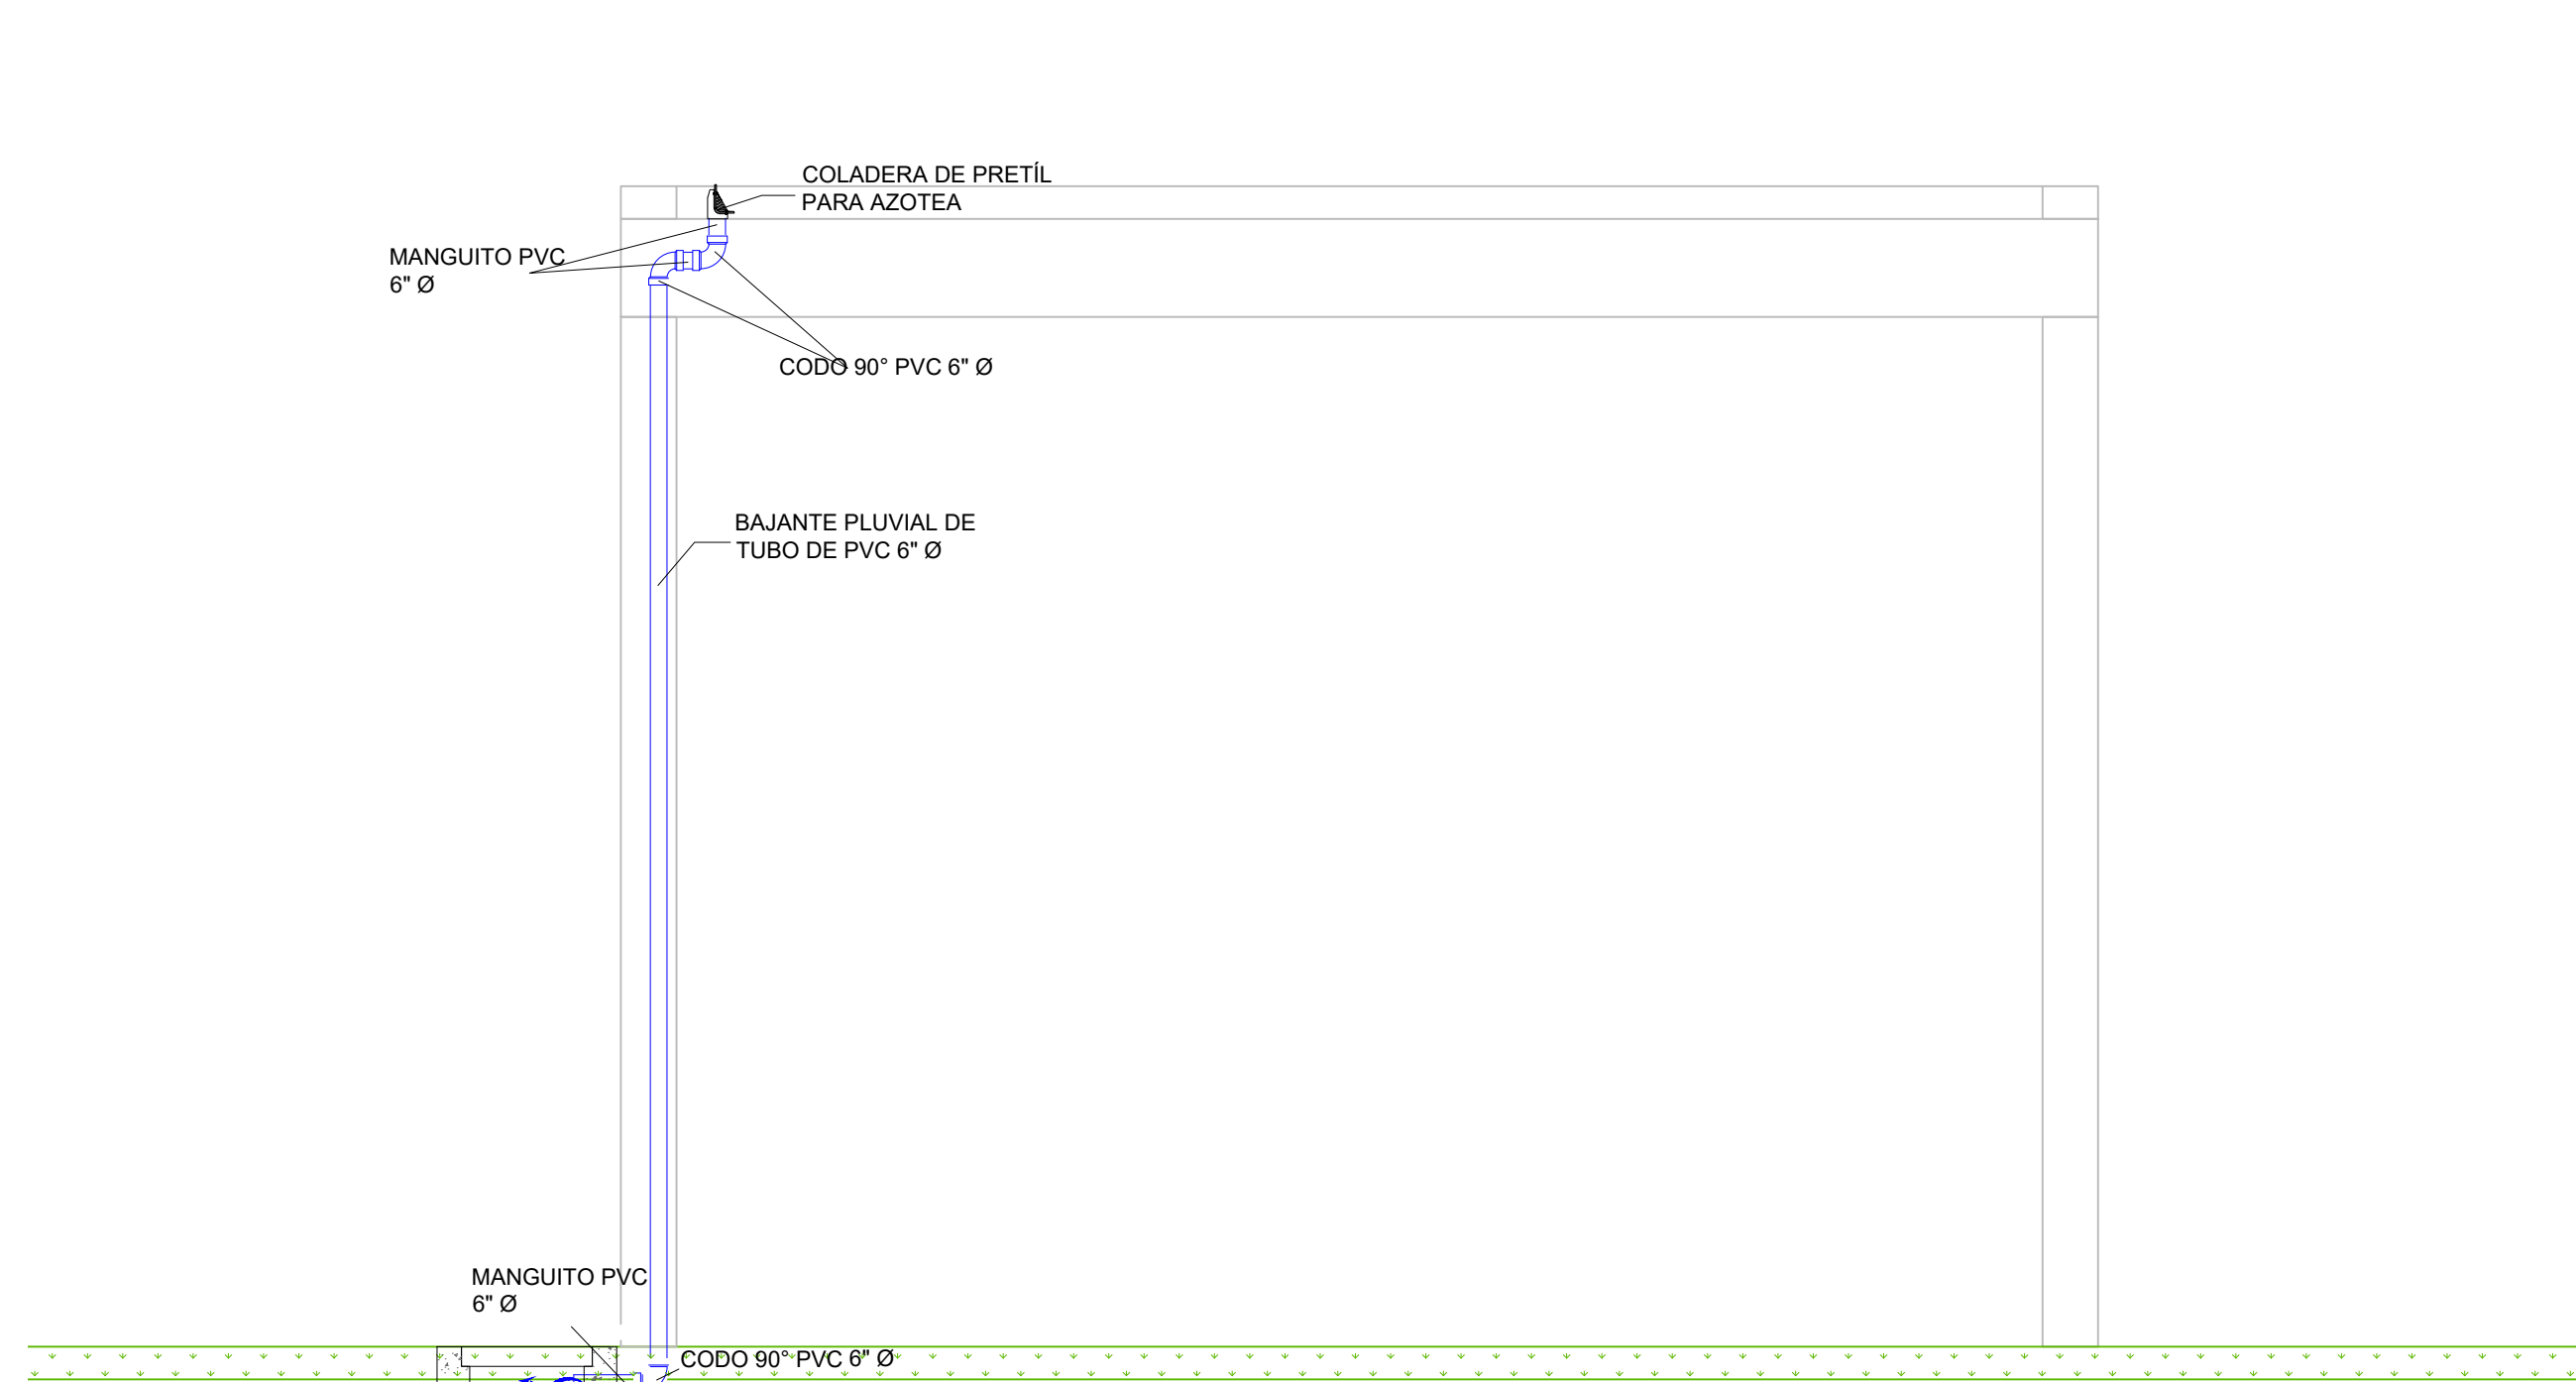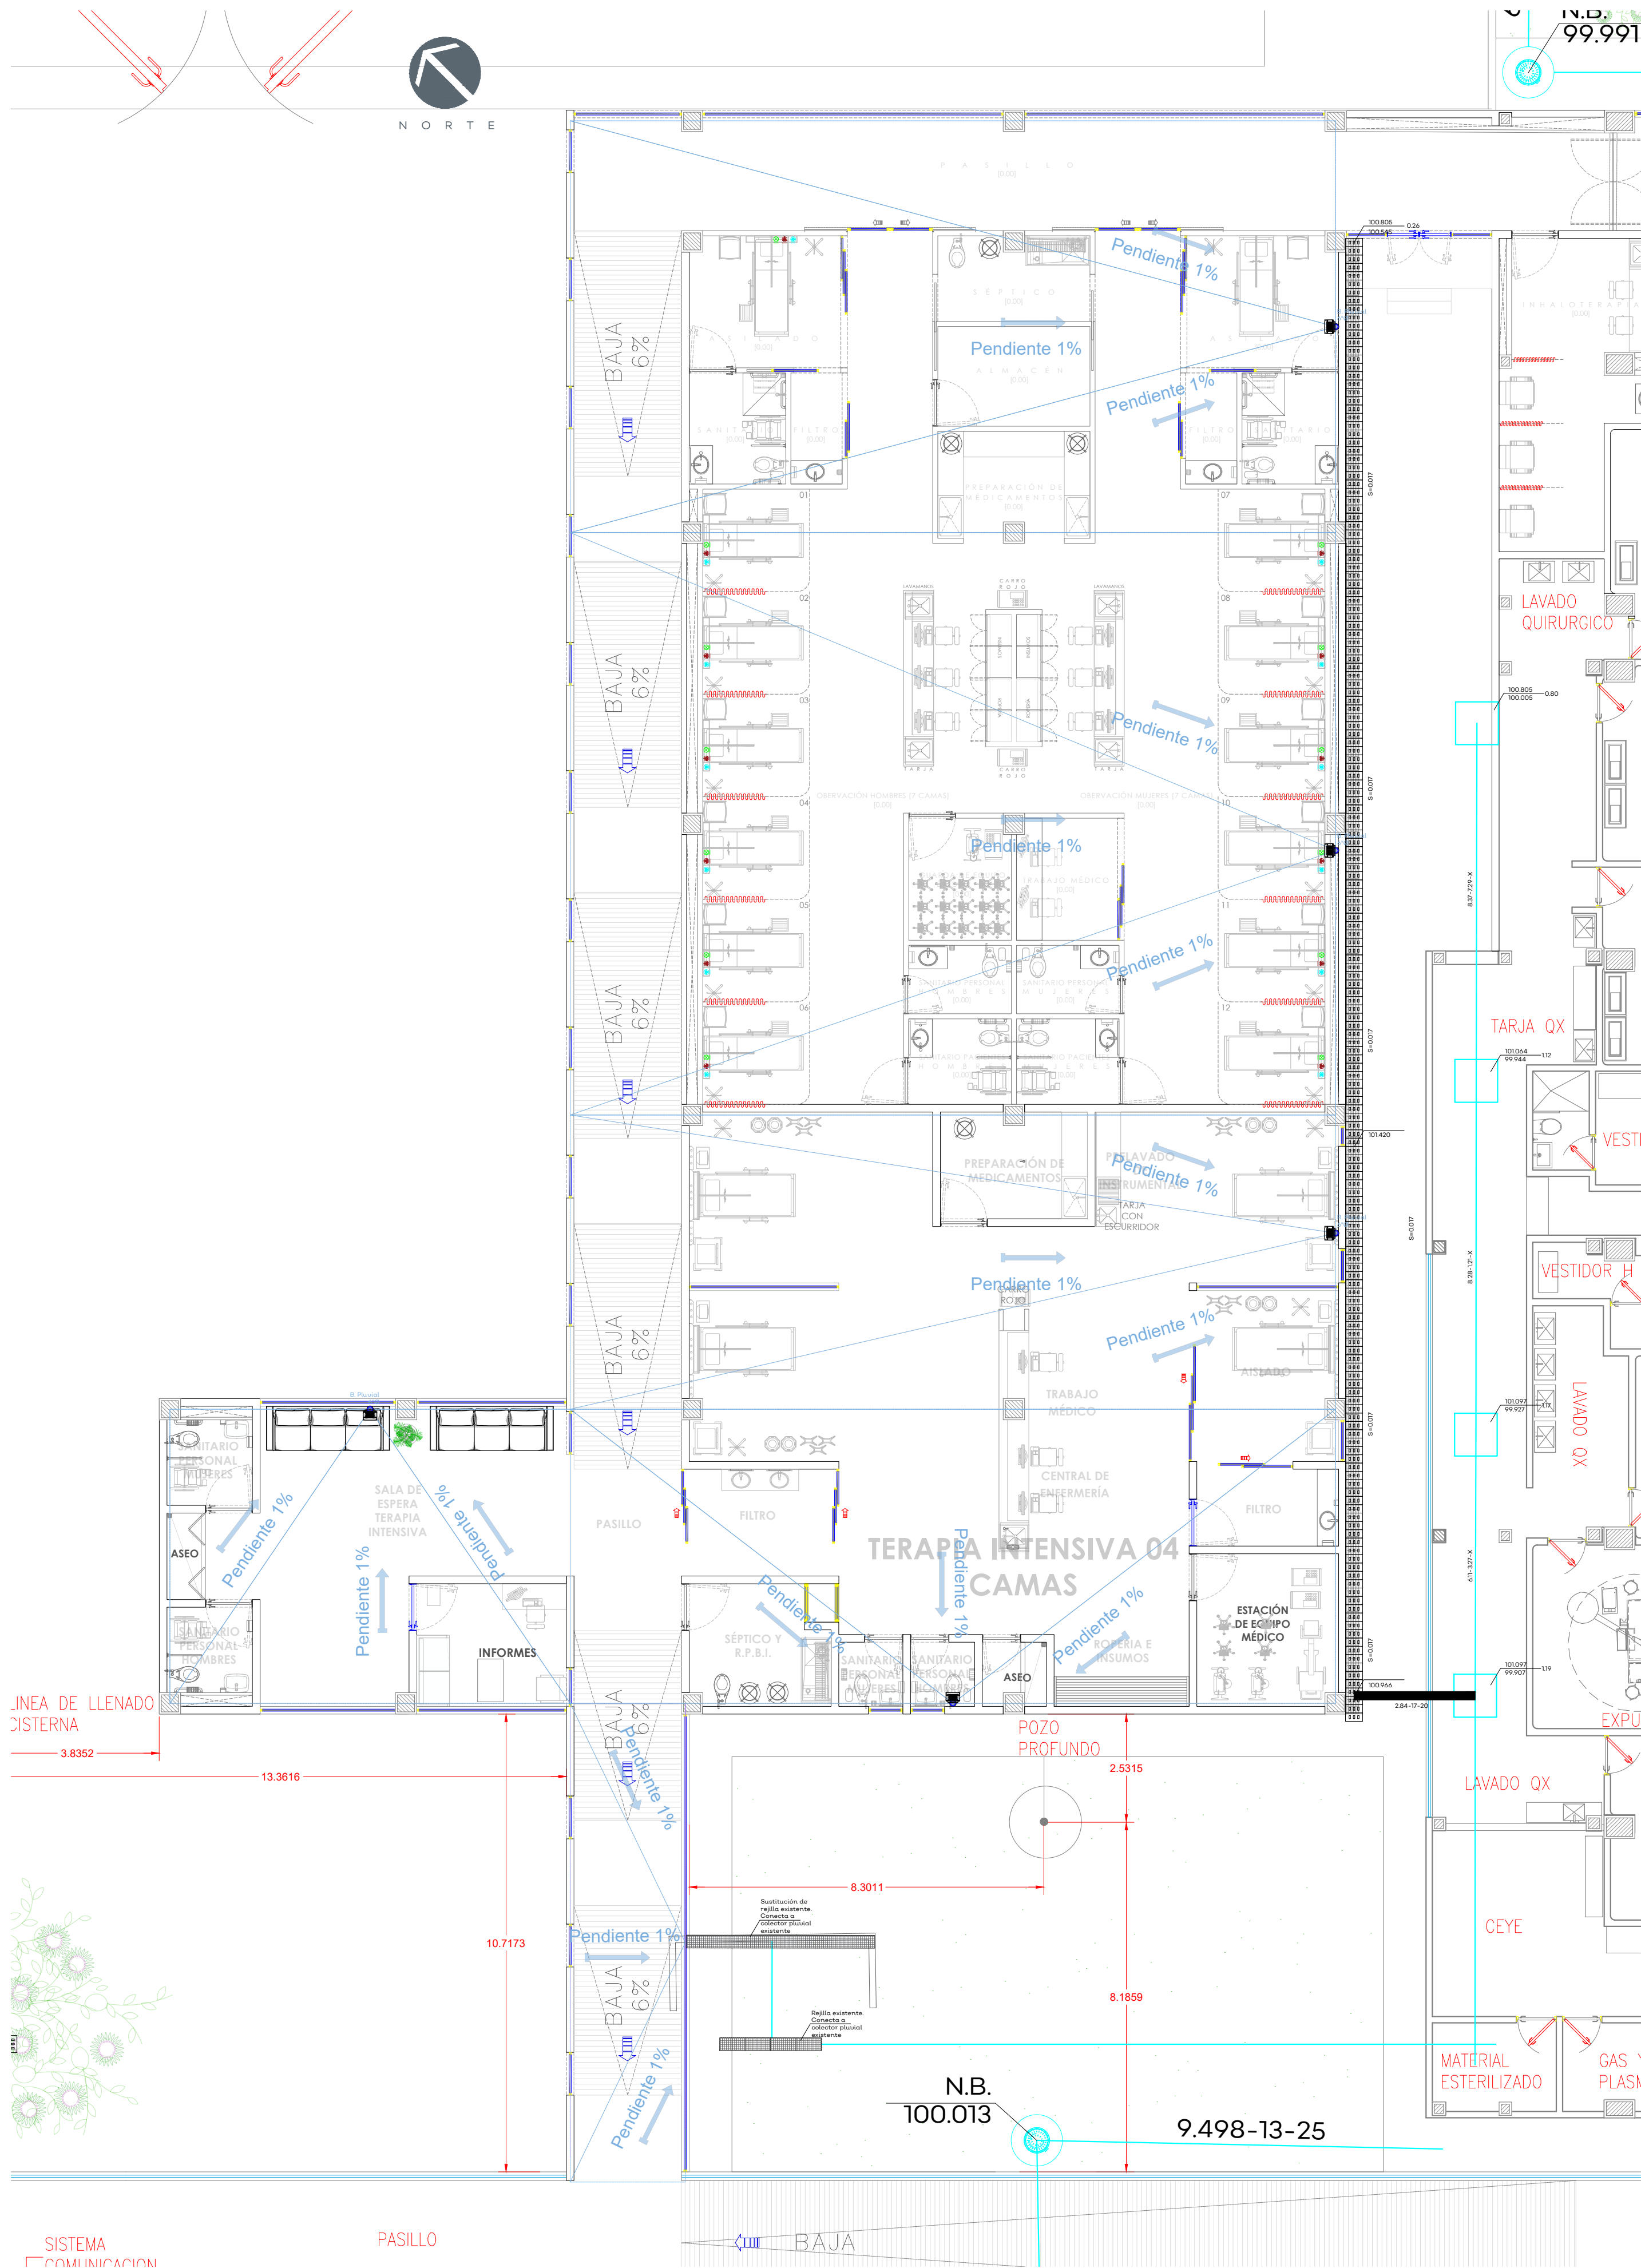

DETALLE DE COLADERA DE BANQUETA

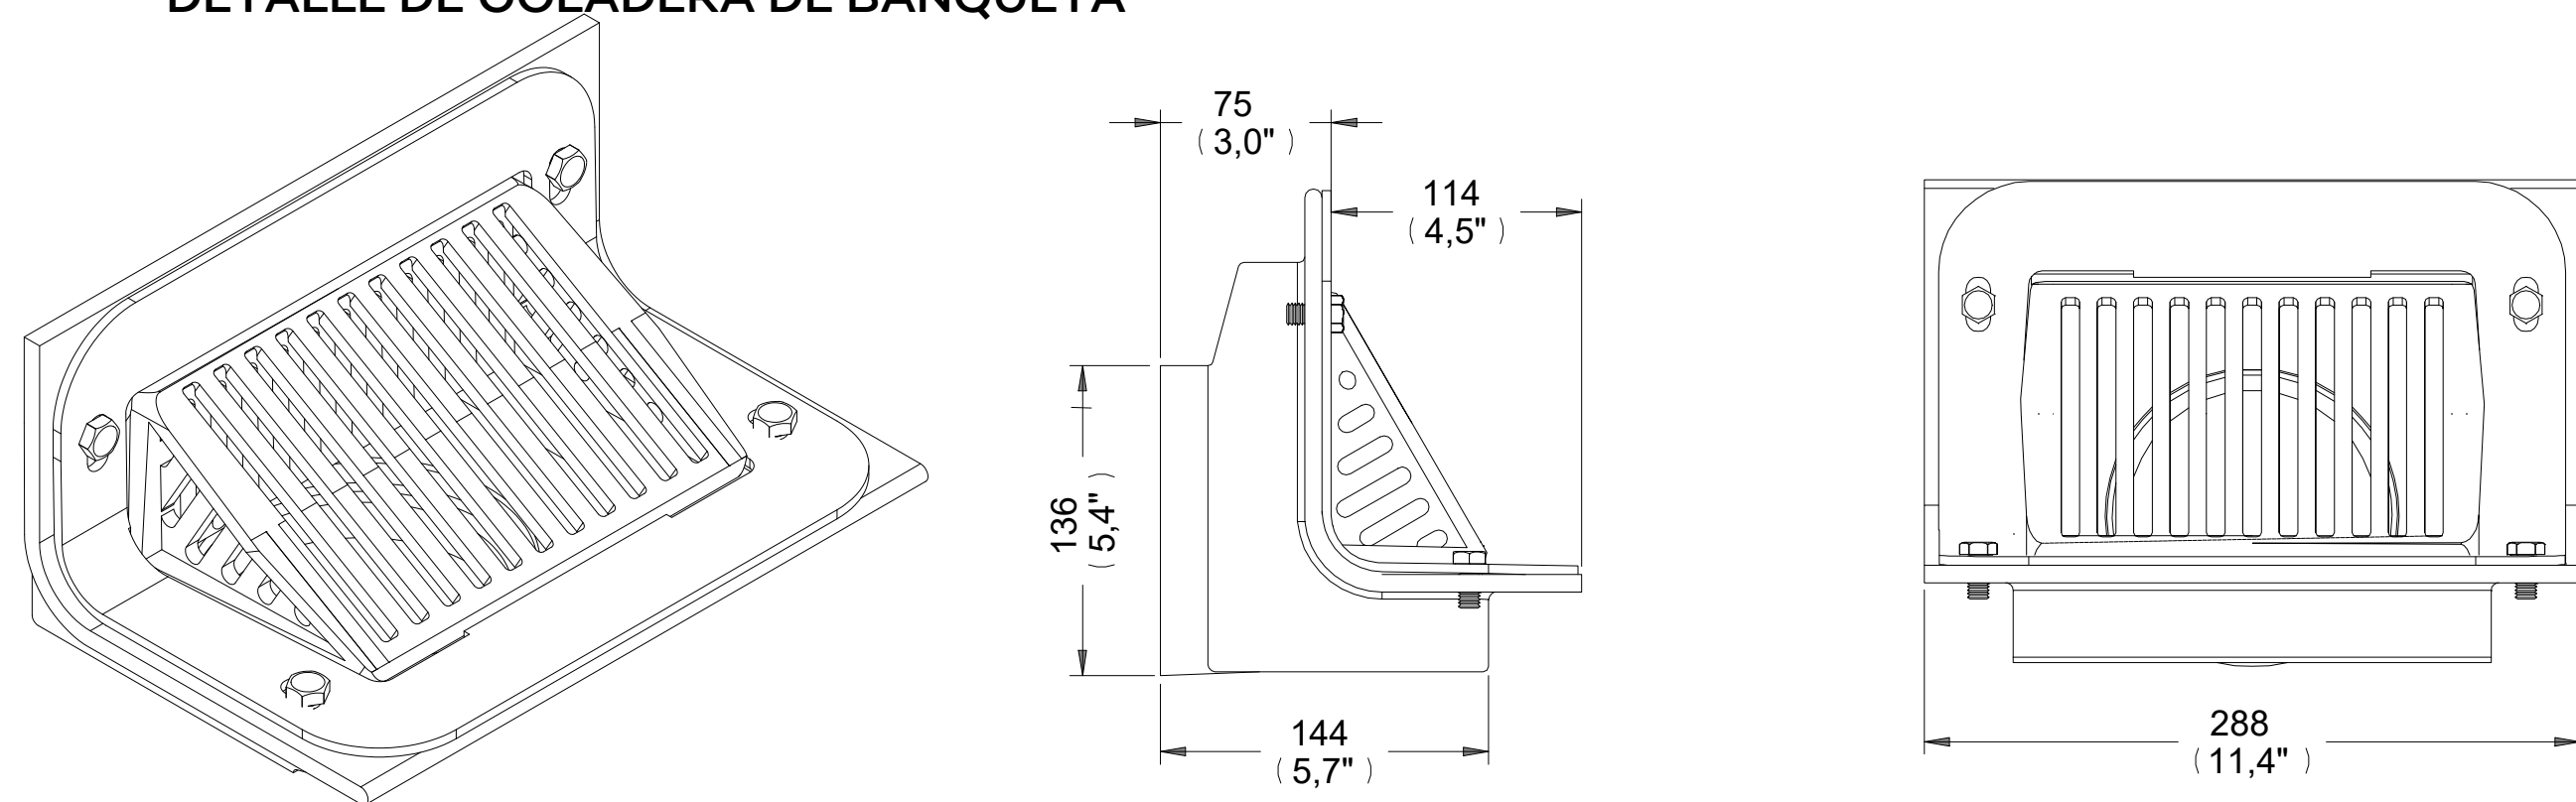


DETALLES DE CANAL PLUVIAL

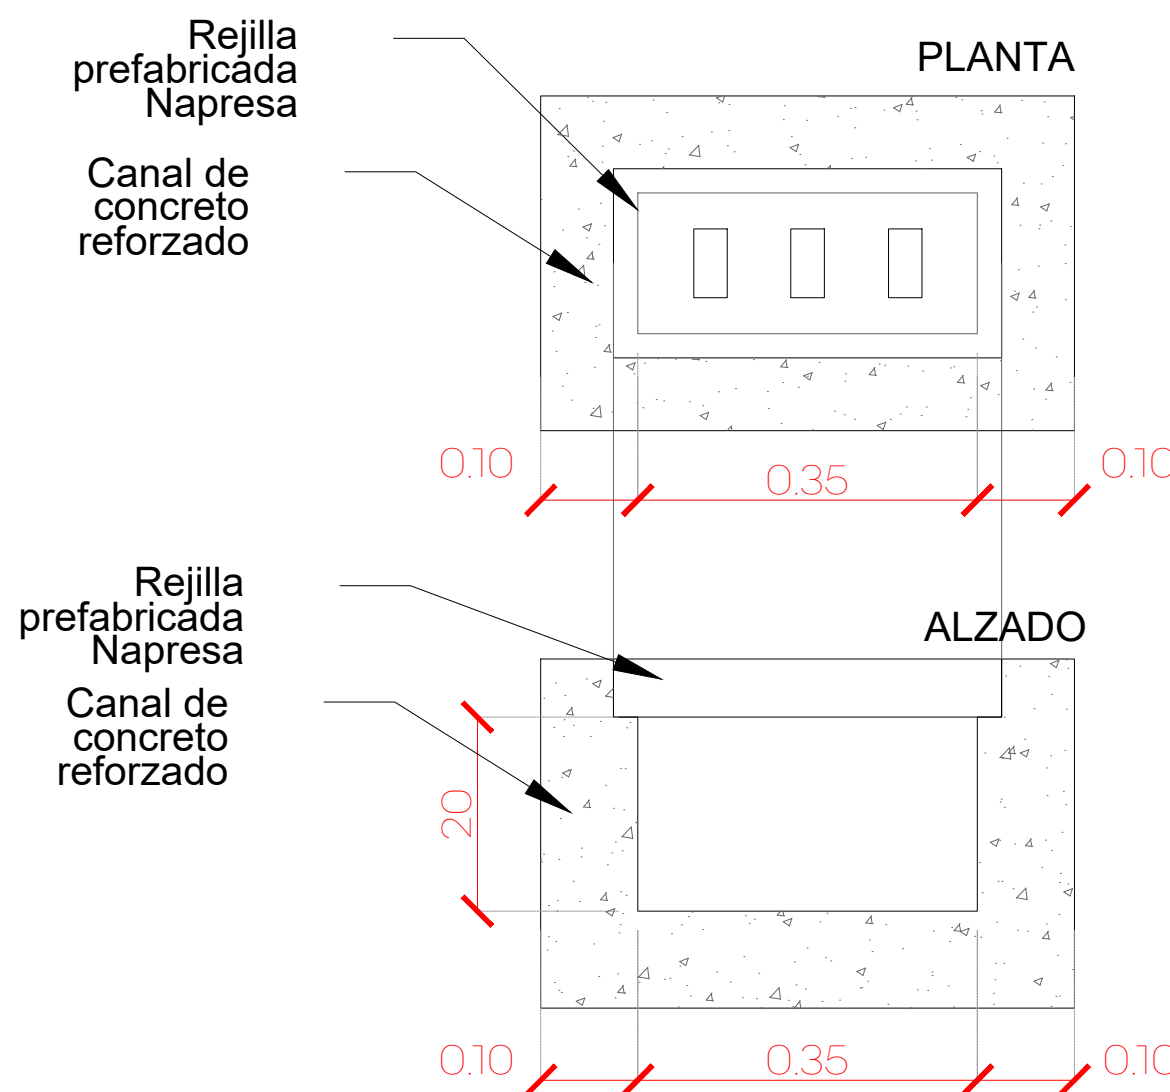


GRUPO
napresa
División prefabricados de concreto

Rejilla 6 • 20 • 40

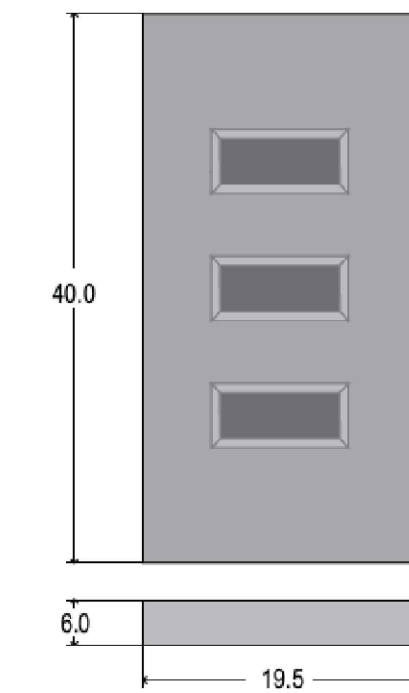


Módulo sólido de concreto armado para zonas de permeabilidad de agua en pavimentos.

INSTALACIÓN:
Se recomienda asentarlos con mortero sobre el borde de la canalista que deberá tener la sección y resistencia adecuadas para recibir el prefabricado. La rejilla deberá apoyarse en el lado de los 80 cm, de modo que el lado corto sea el claro efectivo de esfuerzo de la pieza.

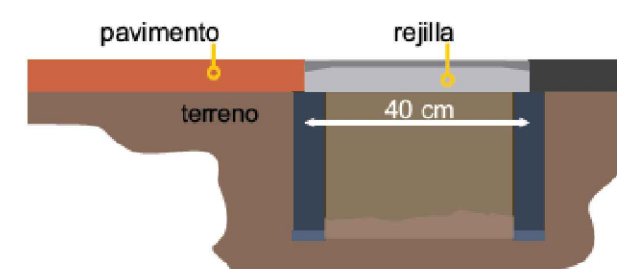

01 PLANTA GENERAL: INSTALACIÓN PLUVIAL

S/E

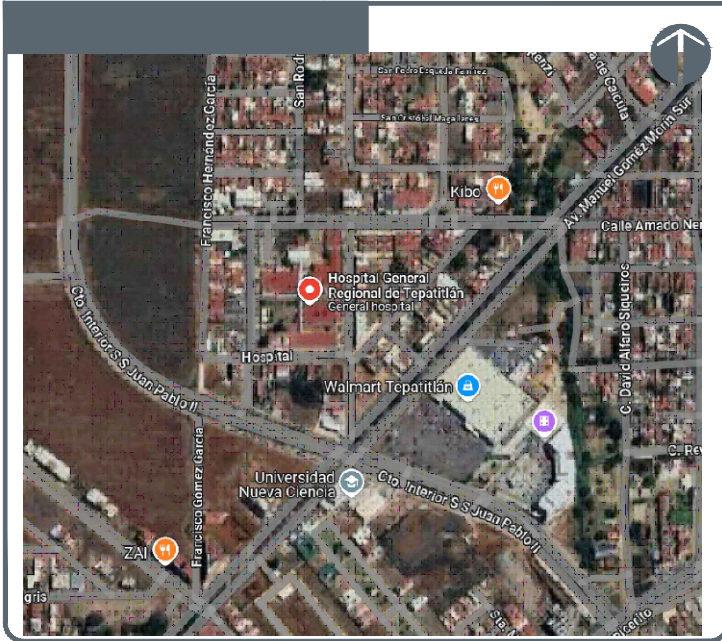

NOTAS:

- Línea de Drenaje Pluvial Ø6"
- Coladera de Azotea
- Bajante Pluvial
- Colector Pluvial Existente
- □ □ Rejilla para Canal Pluvial

AUTORIZACIÓN:

Ing. David Miguel Zamora Bueno
Secretario de Infraestructura y Obra Pública del Estado de Jalisco

Mtro. Joel Iván Zúñiga
Director General de Proyectos de Ingeniería

Ing. Raúl Fletes López
Director de Proyectos Hidráulicos

DATOS GENERALES

Localización: Calle Amado Nervo #1025, La Gloria, C.P. 47670, Tepatitlán de Morelos.
Municipio: Tepatitlán de Morelos, Jal.

PROYECTO:

REHABILITACIÓN DEL ÁREA DE CONSULTA DE URGENCIAS Y CIRCULACIONES EN EL HOSPITAL REGIONAL DE TEPATITLÁN DE MORELOS, EN EL MUNICIPIO DE TEPATITLÁN DE MORELOS, JALISCO.

CONTENIDO:

Planta General de Instalación Pluvial

ESCALA:

1:150

FECHA:


SEPTIEMBRE 2026

CLAVE DE PLANO:

PG-DP-10



HOSPITAL REGIONAL TEPATITLÁN DE MORELOS SIOP-E-SMAFDR-OB-LP-0770-2026

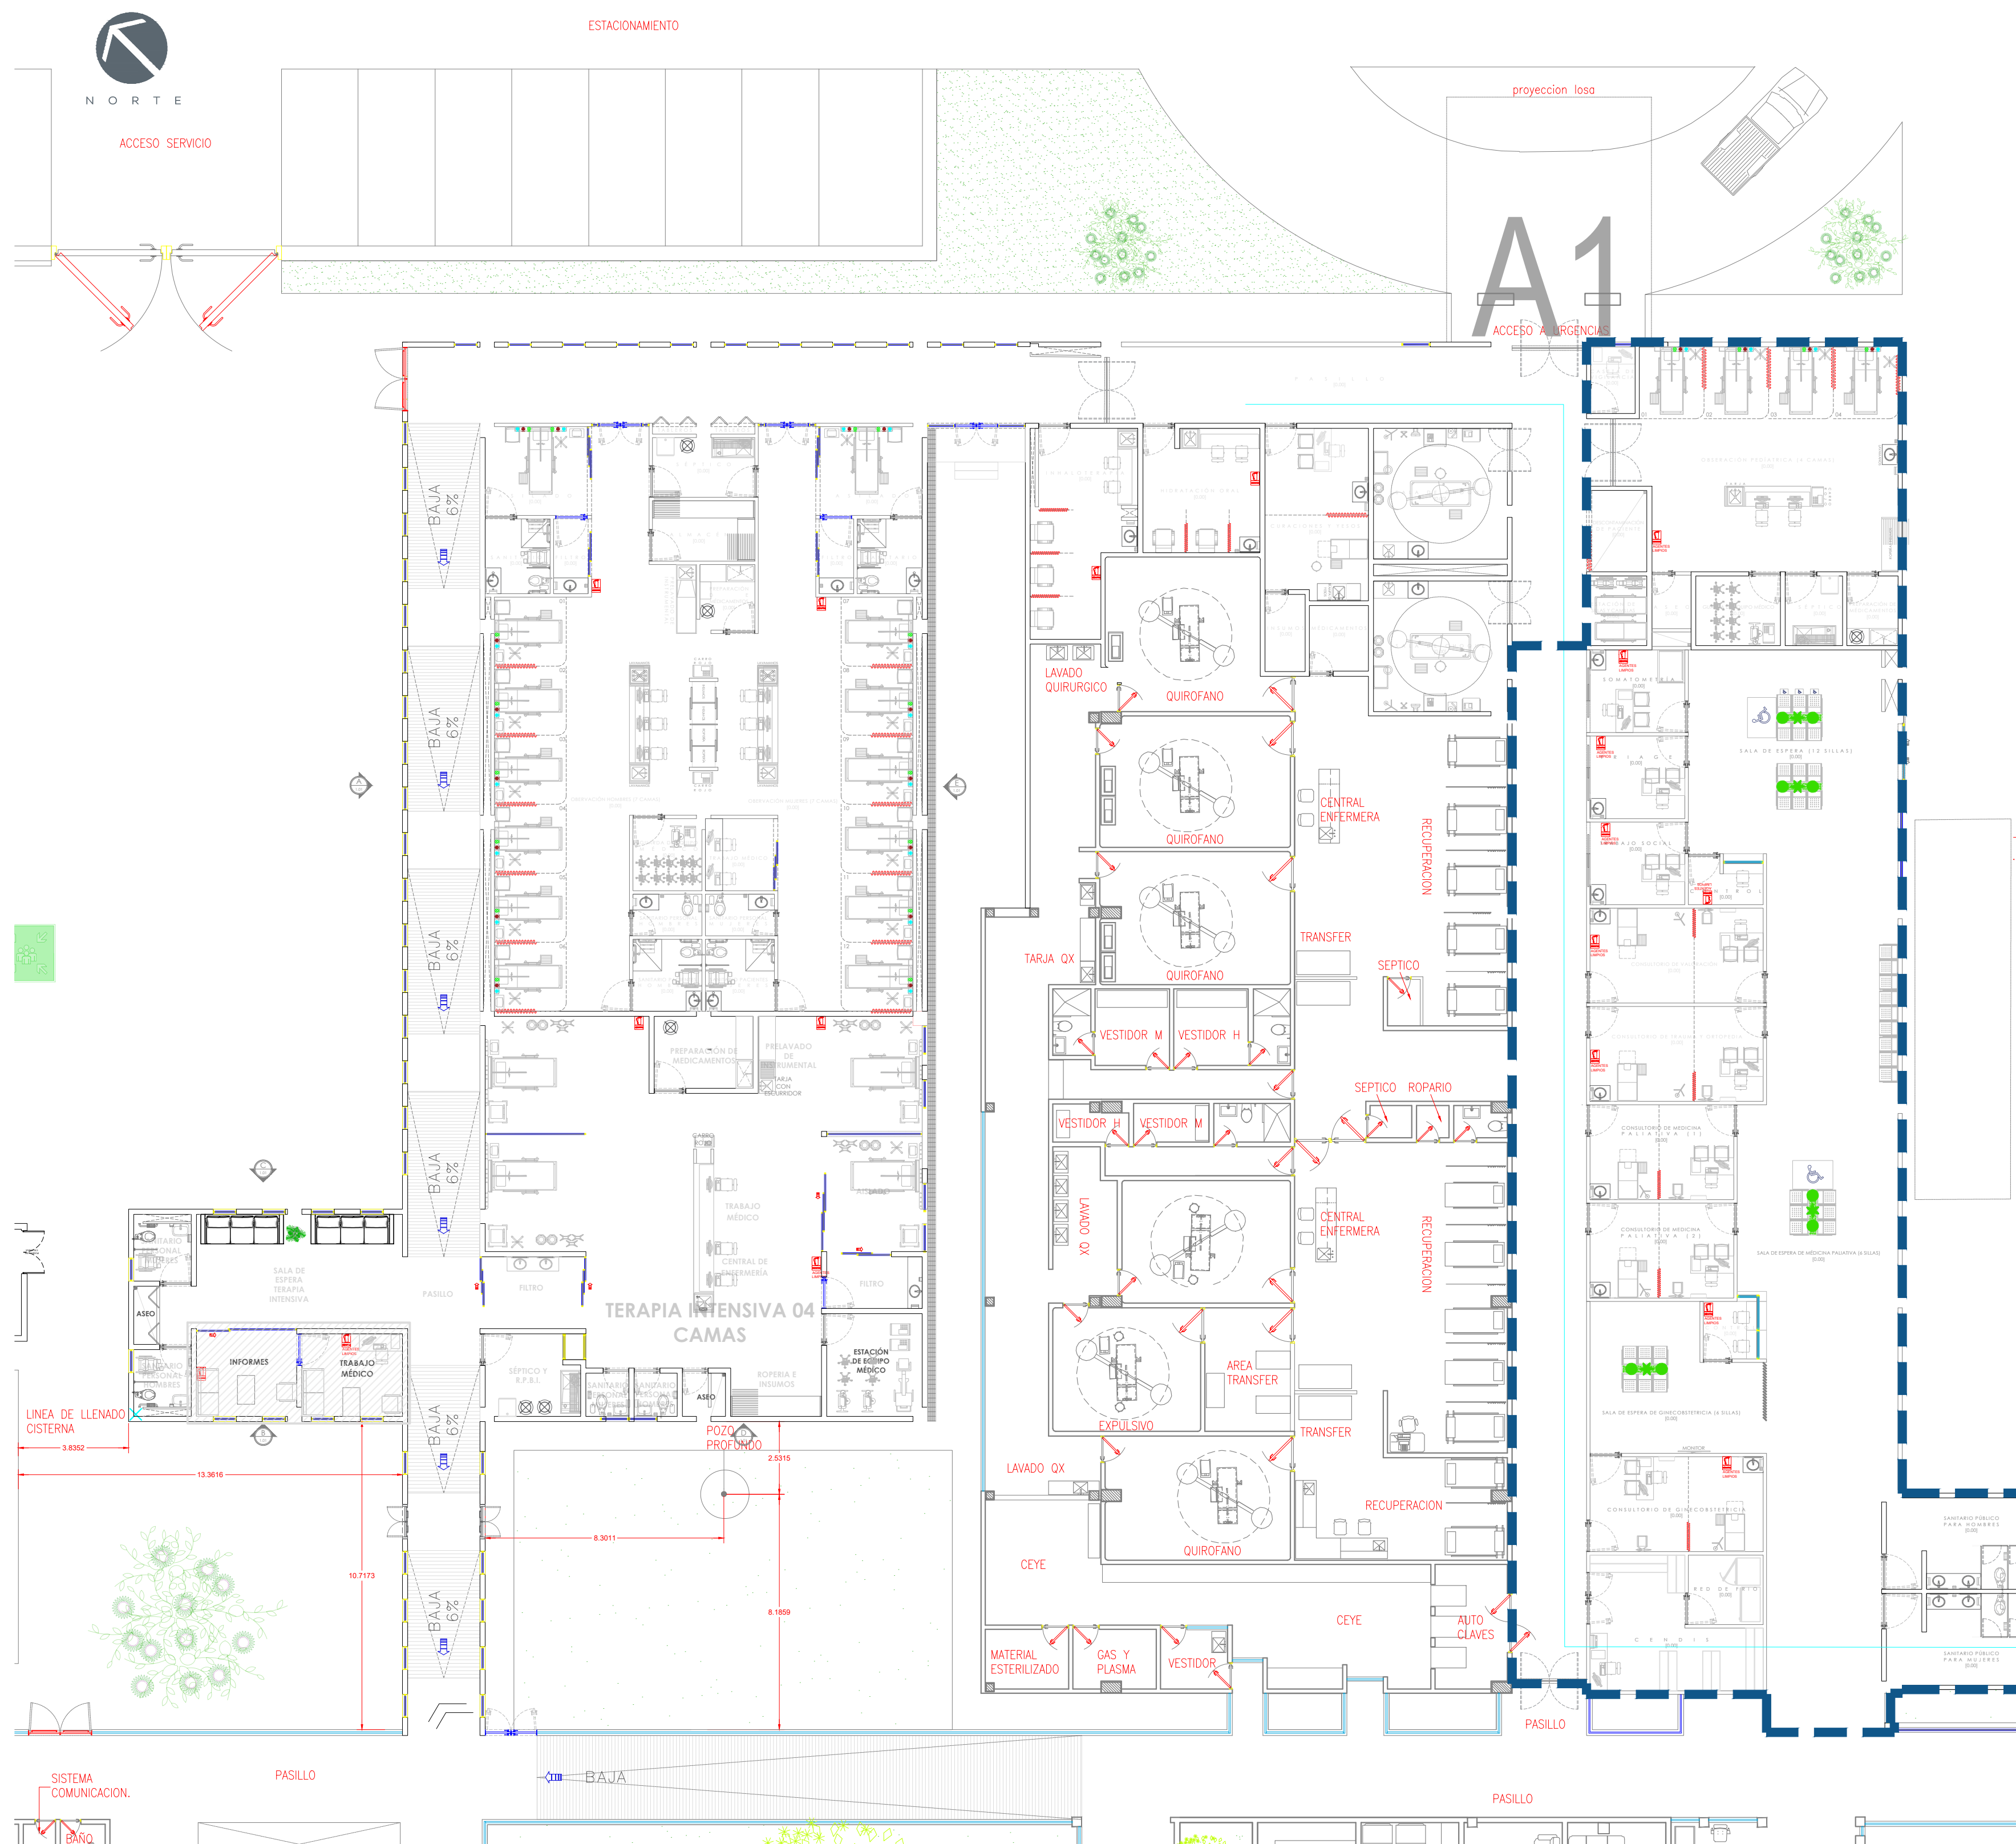

01 PLANTA GENERAL: CONTRA INCENDIOS
CENTRO DE SALUD COFRADIA DE LA LUZ

1:150

EXTINTOR LLENO CAP 6.0 Kg de POLVO QUIMICO SECO

EXTINTOR PORTATIL DE POLVO QUIMICO SECO
LLENO
MARCA: LESSPIRO
PRESION CONTENIDA

DESCRIPCION GENERAL	CARACTERISTICAS	PRESENTACION
EXTINTOR PORTATIL LLENO DE POLVO QUIMICO SECO; DE ACERO AL CARBÓN MARCA LESSPIRO DE PRESIÓN CONTENIDA, CON TANQUE, VÁLVULA Y MANGUERA DE DESCARGA.	AGENTE EXPULSOR: NITROGENO ALCANCE: 3 mts MINIMO 100-STPS-1994 045-SCFI-2000 104-STPS-2001 NORMAS: 154-SCFI-2005 CILINDRO: ACERO CALIBRE 14 TAPA Y FONDO: ACERO CALIBRE 14 MANGUERA: LESSPIRO 1/4" MANOMETRO: CERTIFICADO VALVULA: DURALUMINIO	CODIGO: 819-LES006PQS Extintor P.Q.S. 6.0 kilo lesspiro plus
		DESCRIPCION
		POLVO CERTIFICADO CAJA TUBO SIFON VALVULA CINCHO RETENEDOR ENSAMBLE CUERPO ENSAMBLE VALVULA SOPORTE ESCUADRA
		ETIQUETA INSTRUCCIÓN SELLO DE GARANTIA SEGURO PARA EXTINTOR MANOMETRO CERTIFICADO MANGUERA ENSAMBLE MANGUERA CILINDRO VASTAGO

DATOS TECNICOS
CAPACIDAD NOMINAL: 6.0 kg
PRESION DE TRABAJO: 1.7 mpa
PRESION DE PRUEBA: 3.4 mpa
TIPO DE COMPUESTO PARA EXTINTOR: ABC
PESO AL EMPACAR: 10.400 kg
PRESION DE FUNCIONAMIENTO: 196 PSI
TIEMPO DE DESCARGA: 8 A 25 seg
ALCANCE DE DESCARGA: 3.00 mts
ALTURA DE LA UNIDAD: 51.5 cms
ANCHO DE LA UNIDAD: 15 cms
PROFUNDIDAD DE LA: 44.5 cms



EXTINTOR CON AGENTES LIMPIOS



HALOTRON® EXTINTORES
RECARGABLE

Apague incendios eléctricos sin ocasionar daños a computadoras, servidores ni centros de datos.

- No hay desorden. La descarga se evapora sin dejar residuos. Seguro para cuartos pequeños.
- Cilindro de acero contiene el químico líquido Halotron® I.
- Incluye soporte de instalación.



HALOTRON® EXTINTORES		CLASIFICACIÓN UL	TAMAÑO ANCHO x PROF. x ALTO	DIÁMETRO	PRECIO UNITARIO (MXN)	
MODELO NO.	CAPACIDAD				1	3+
S-24438	5 lbs.	5B:C	6 x 5 x 16"	4 1/4"	\$11,440	\$11,220
S-25209	11 lbs.	1A:10B:C	6 x 9 x 22"	6"	28,380	27,720
S-26210	15.5 lbs.	2A:10B:C	6 x 9 x 22"	6"	39,600	38,280

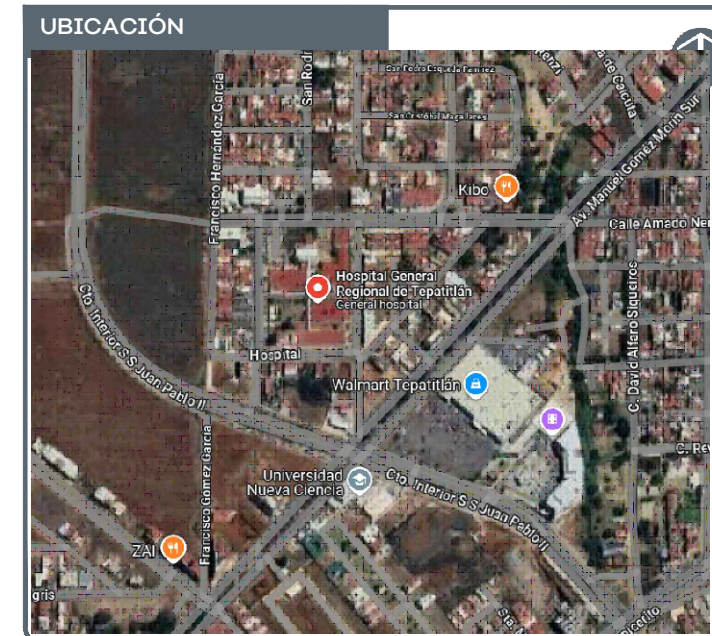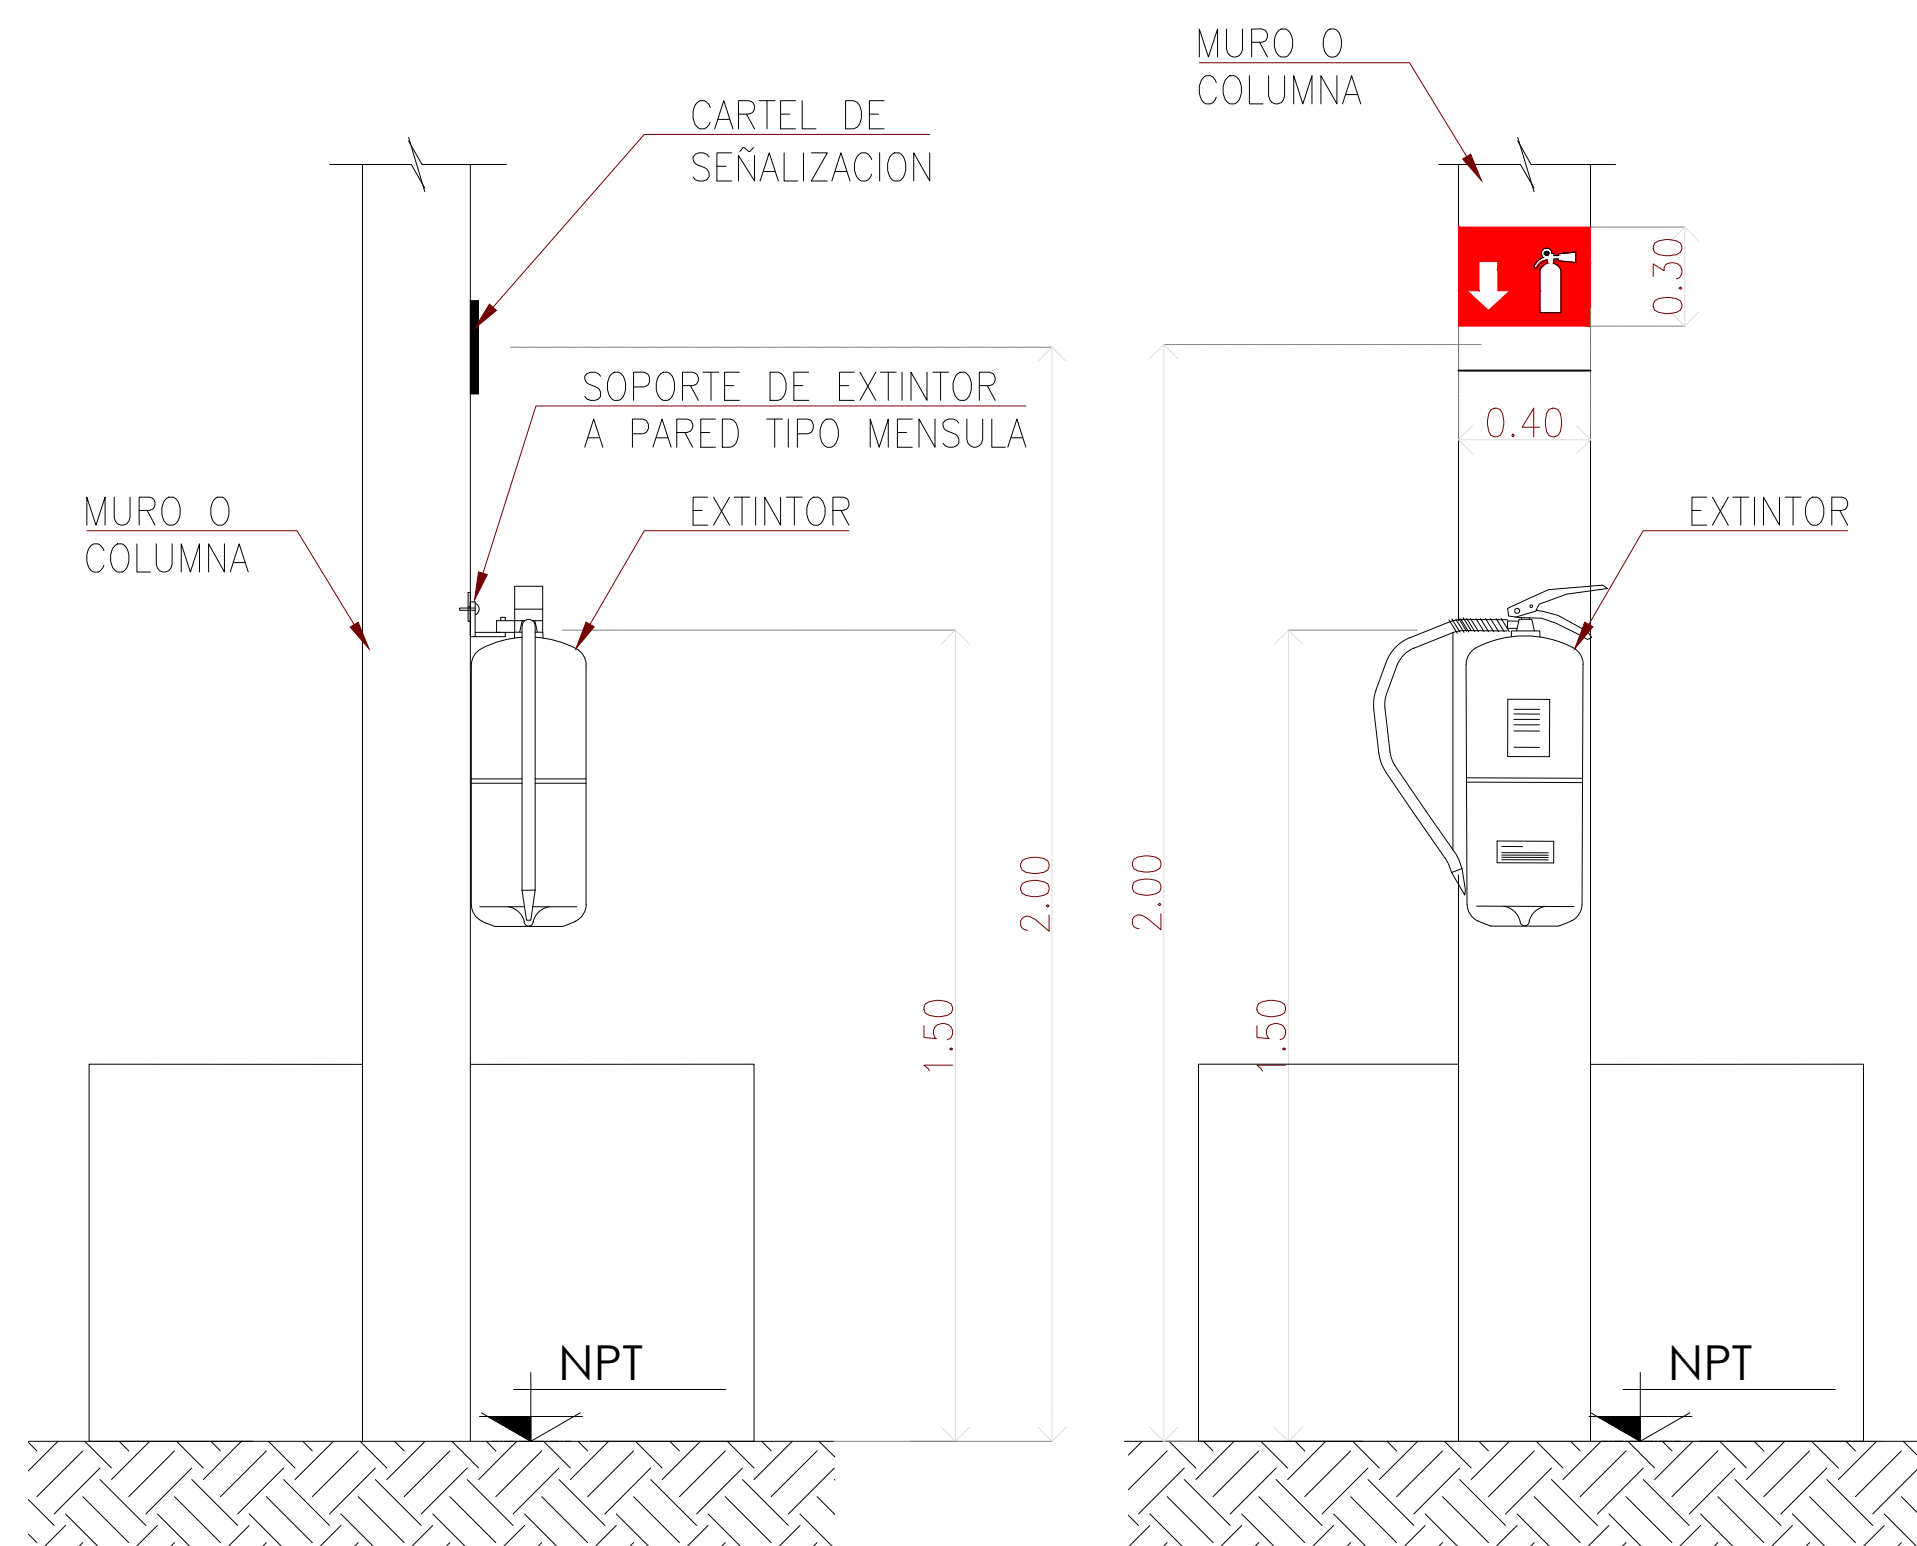

NOTAS:
INTERVENCIÓN 2026

AUTORIZACIÓN:

Ing. David Miguel Zamora Bueno
Secretario de Infraestructura y Obra Publica del Estado de Jalisco

Mtro. Joel Iván Zúñiga
Director General de Proyectos de Ingeniería

Ing. Raúl Fletes López
Director de Proyectos Hidráulicos

DATOS GENERALES

Localización: Calle Amado Nervo #1025, La Gloria, C.P. 47670, Tepatlilán de Morelos.
Municipio: Tepatlilán de Morelos, Jal.

PROYECTO:

REHABILITACIÓN DEL ÁREA DE CONSULTA DE URGENCIAS Y CIRCULACIONES EN EL HOSPITAL REGIONAL DE TEPATILILÁN DE MORELOS, EN EL MUNICIPIO DE TEPATILILÁN DE MORELOS, JALISCO.

CONTENIDO:

Planta General de Instalación Pluvial

ESCALA:

1:150

FECHA:


SEPTIEMBRE 2026

CLAVE DE PLANO:

PG-PCI-11



HOSPITAL REGIONAL TEPATILILÁN DE MORELOS SIOP-E-SMAFDR-OB-LP-0770-2026

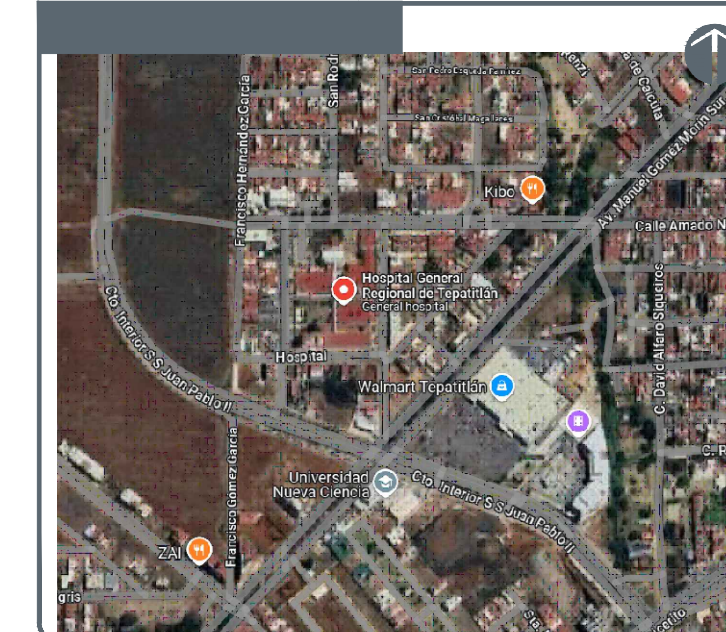

Colector Pluvial



 
Pozo de visita común




Pozo con caída



● Línea de Drenaje Pluvial Ø6"



Bajante Pluvial

 

Rejilla para Canal Pluvial

Nivel de Brocal (N.B)

Nivel de Arrastre

40.255-13-30

LONGITUD (m)-PENDIENTE (millar)-DIÁMETRO (cm)

NOTA: VERIFICAR NIVELES DE BORCAL EN CAMPO

AUTORIZACIÓN:

Ing. David Miguel Zamora Bueno
Secretario de Infraestructura y Obra Publica de
Estado de Jalisco

Mtro. Joel Iván Zúñiga
Gosálvez
Director General de Proyectos
de Ingeniería

Ing. Raúl Fletes López
Director de Proyectos
Hidráulicos

DATOS GENERALES

Localización: Calle Amado Nervo #1025, La Gloria, C.P. 47670, Tepatitlan de Morelos.

Municipio: Tepatitlan de Morelos, Jal.

PROYECTO:

REHABILITACIÓN DEL ÁREA DE CONSULTA DE URGENCIAS
CIRCULACIONES EN EL HOSPITAL REGIONAL DE TEPATITLÁN
MORELOS, EN EL MUNICIPIO DE TEPATITLÁN DE MORELOS
JALISCO.

CONTENIDO

Planta General de Instalación Pluvial

ESCALA

1:150

FECHA:

SEPTIEMBRE 2026


CLAVE DE PLANO:

PG-DP-12



**Infraestructura
y Obra Pública**

DETALLE DE POZOS DE VISITA COMÚN

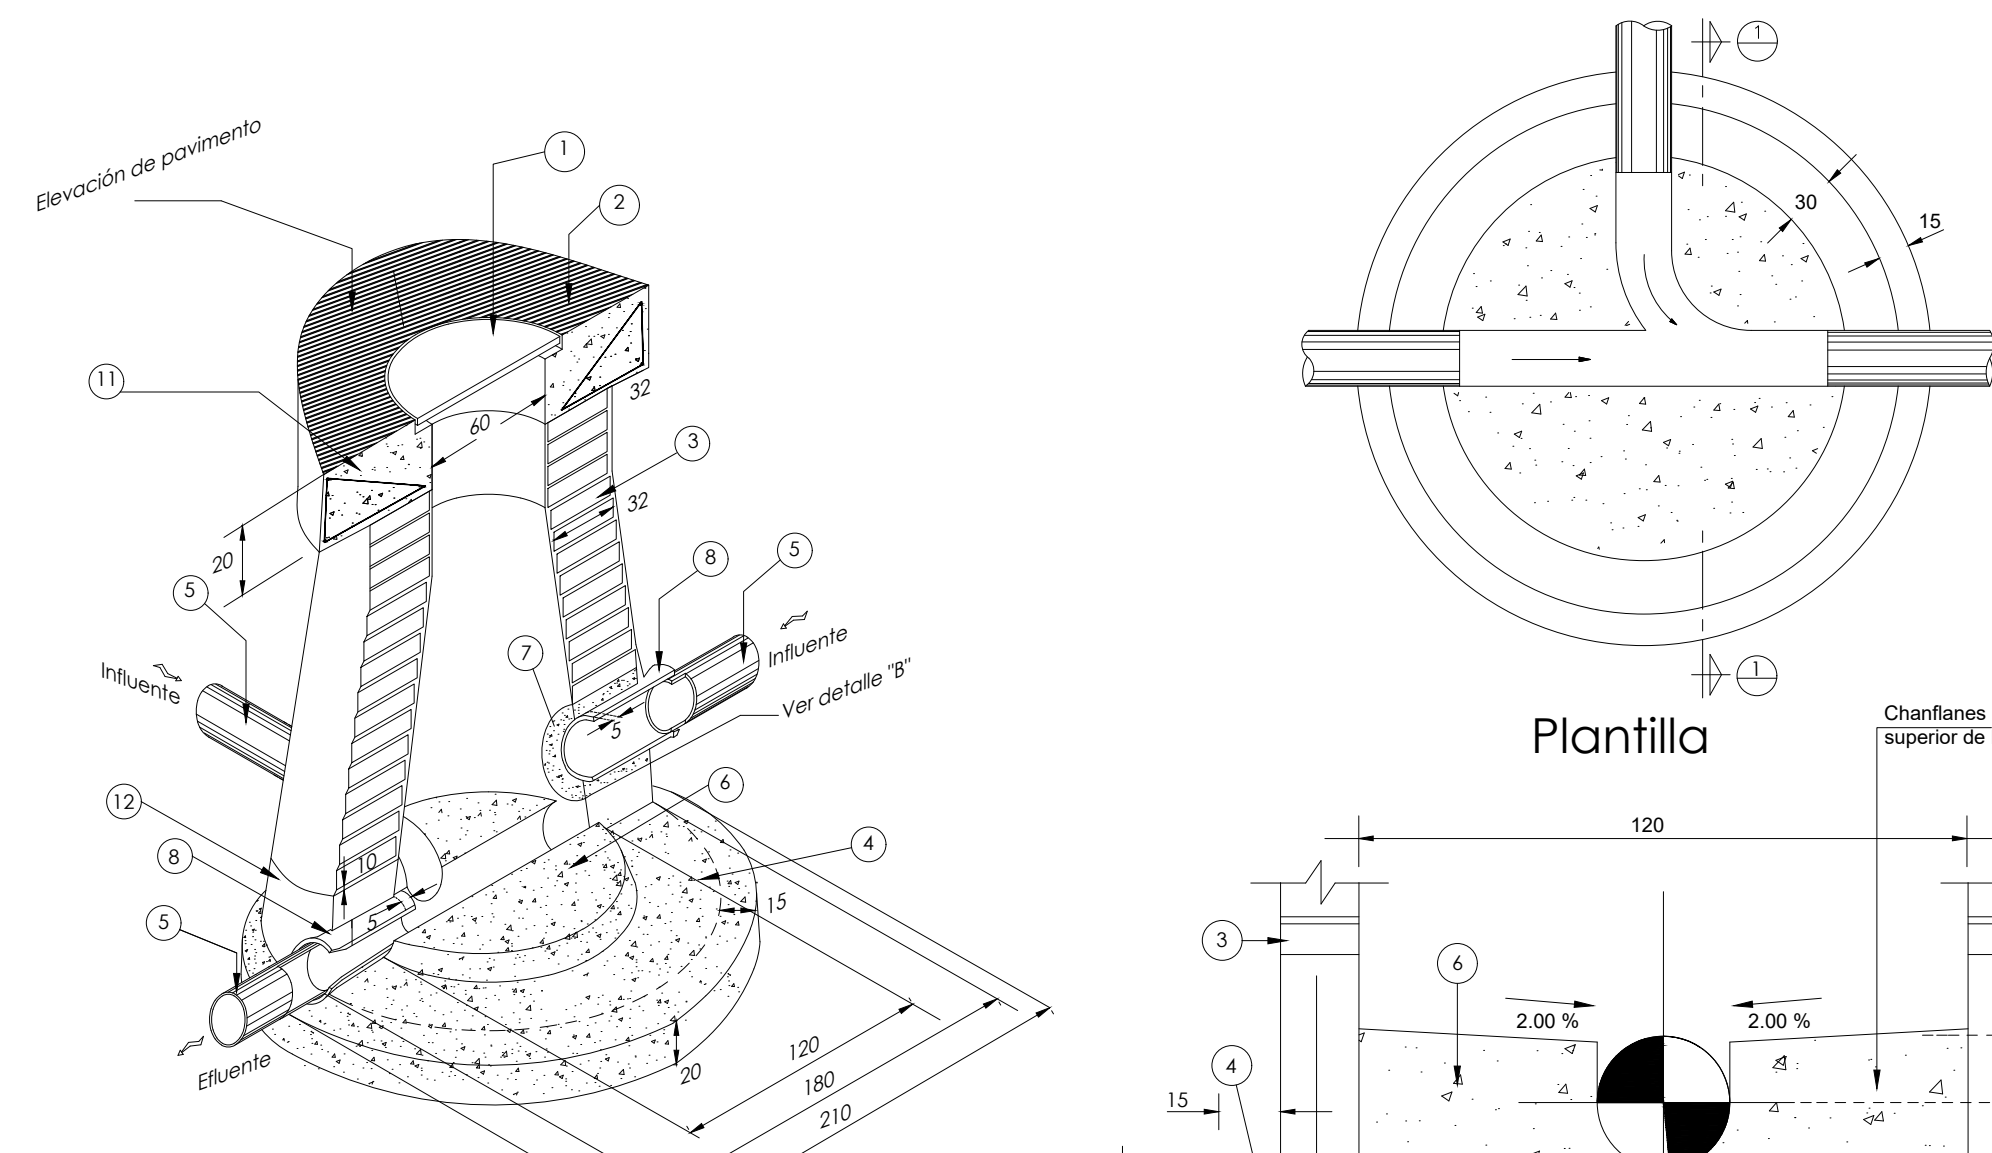


Pozo de visita común

Especificaciones


Para pozos de visita

- Anillo de concreto armado $f'c = 200 \text{ kg/cm}^2$.
- Muro de ladrillo común $7 \times 17.28 \text{ cm}$ esmaltado interior y exterior mortero cemento-arena proporción 1:2 con impermeabilizante integral de dos centímetros de espesor, y juntas con mortero 1:3.
- Base de concreto $f'c = 300 \text{ kg/cm}^2$ con impermeabilizante integral.
- Tuberías influentes y efuentes al pozo (PVC S-25).
- Medio caña o base de concreto simple $f'c = 200 \text{ kg/cm}^2$ mínimo hasta la clave de la tubería efuente.
- Anillo de concreto simple $f'c = 200 \text{ kg/cm}^2$ mínimo de 0.10 cuando estas no queden embebidas en la data de PVC.
- Para tuberías de PVC se deberán utilizar adaptadores de PVC con recubrimiento exterior de agregado grueso para enterrar a los pozos de visita, además deberán tener integrado un paquete de neopreno que cumpla con las NOM-001-CNA-1995 de hermeticidad.
- Todos los concretos y morteros deberán ser elaborados con cemento tipo II.
- En las zonas no pavimentadas, el nivel de brocal y tapa deberá estar 0.10 m por debajo del terreno natural.
- Armado 3 varillas $3/8"$, estribos $1/4" \text{ @ } 15 \text{ cm}$ diámetro interior recubrimiento de 3 cm.
- Data de resplante de muro de concreto $f'c = 200 \text{ kg/cm}^2$.


DETALLE DE ESCALÓN

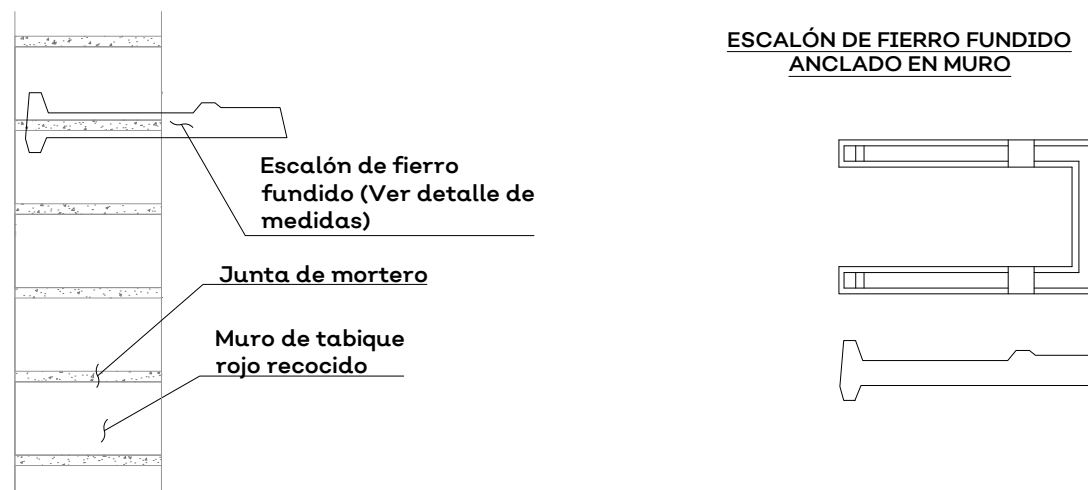

RECOMENDACIONES PARA ELABORAR MORTERO PARA JUNTAS DE TABIQUE			
PROPORCIONAMIENTO RECOMENDADO: MORTERO TIPO I			
CEMENTO	CAL HIDRATADA	ARENA CERVIDA	
1 PARTE	0 a 1/4	3	
*EL VOLUMEN DE ARENA SE MIDE EN ESTADO SUELTO			
RESISTENCIA NOMINAL EN COMPRESIÓN $f'c$ MORTERO = 125 kg/cm ²			
SE EMPLEARÁ LA MINIMA CANTIDAD DE AGUA QUE PRODUZCA UN MORTERO FACILMENTE TRABAJABLE.			
MEZCLADO DE MORTERO: LOS MATERIALES SE MEZCLARÁN EN UN RECIPIENTE NO ABSORBENTE, Y SE HARÁ MEZCLADO MECÁNICO DURANTE UN TIEMPO MÍNIMO DE 3 MINUTOS CONTADOS A PARTIR DEL MOMENTO EN QUE SE AGREGUE EL AGUA.			
SE TENDRÁ ESPECIAL CUIDADO EN NO UTILIZAR CEMENTO DE FRAGUADO RÁPIDO.			

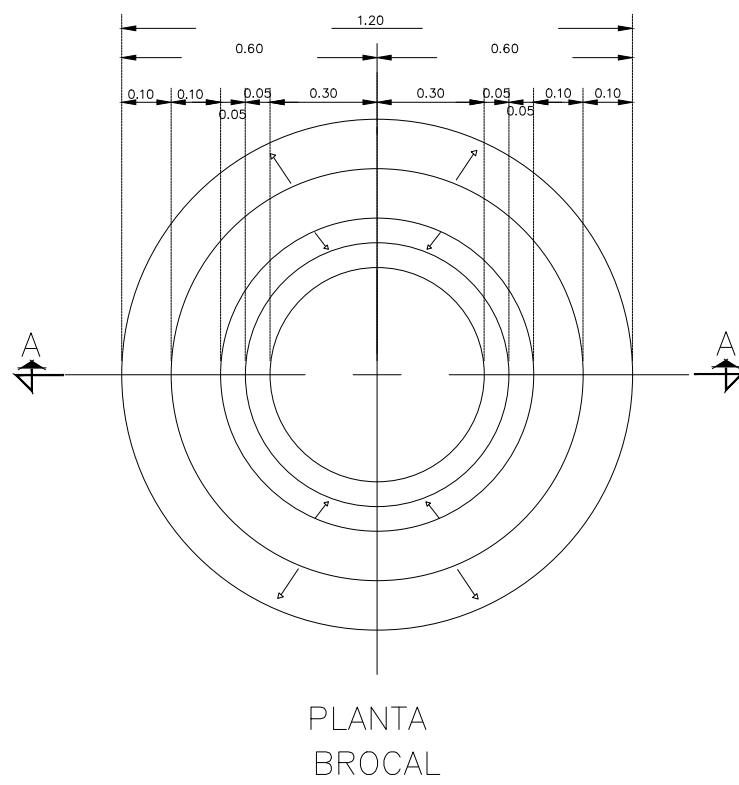


PLANTA BROCAL

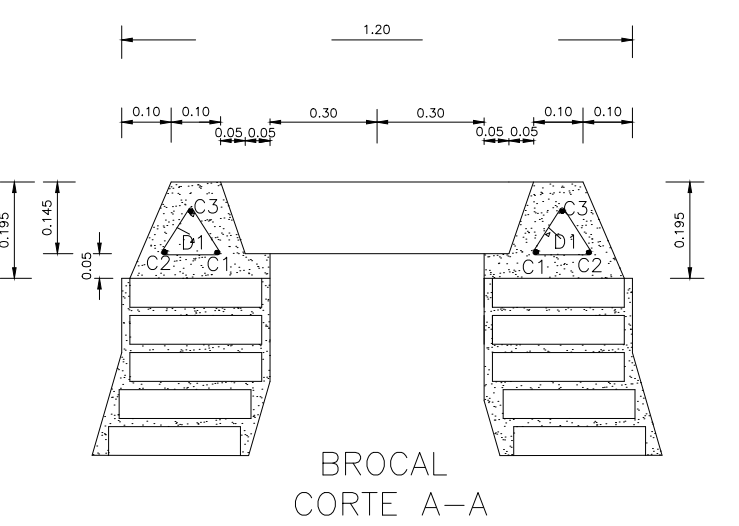

BROCAL CORTE A-A


POZO CON CAÍDA

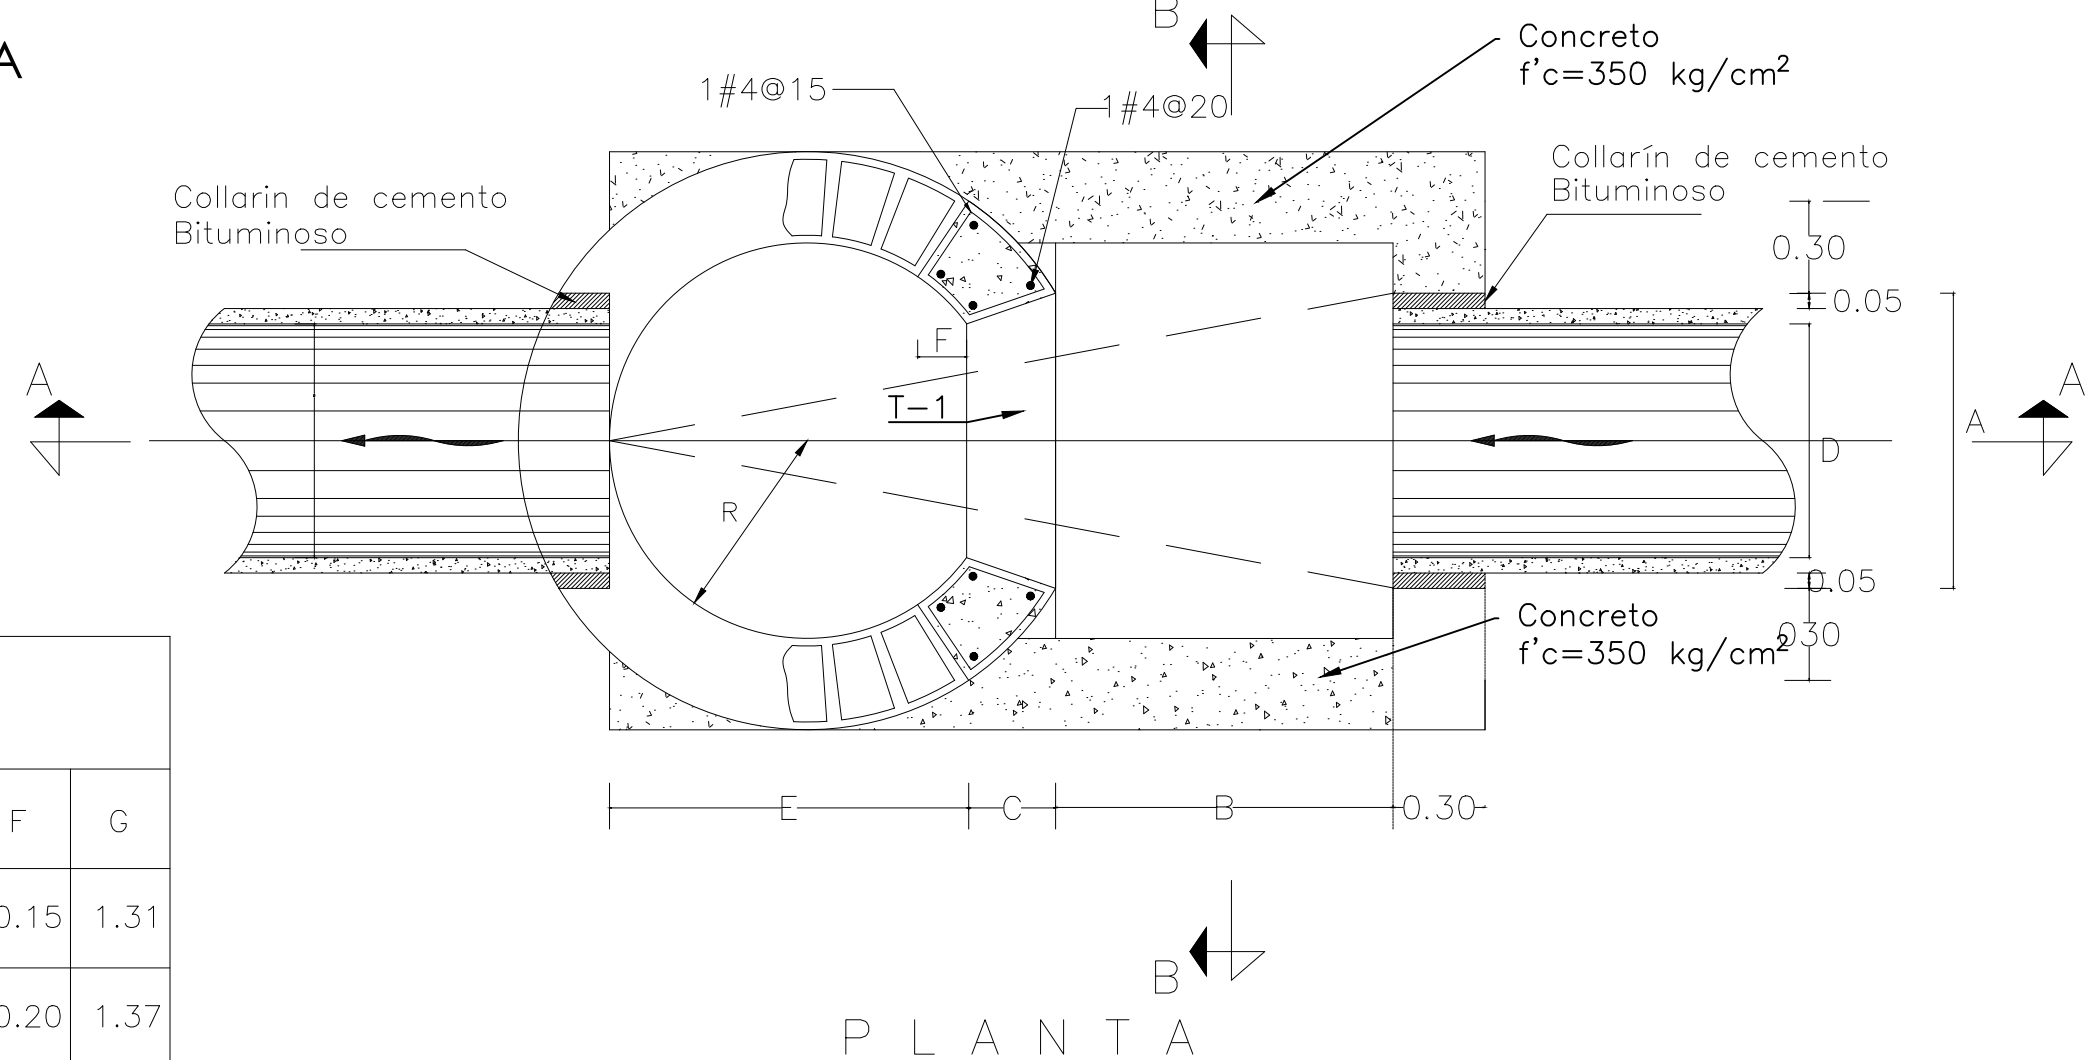

PLANTA

DIMENSIONES

D	R	A	B	C	E	F	G
0.30 o 0.61	0.60	0.80	1.10	0.29	1.12	0.15	1.31
0.76	0.75	1.00	1.20	0.28	1.39	0.20	1.37

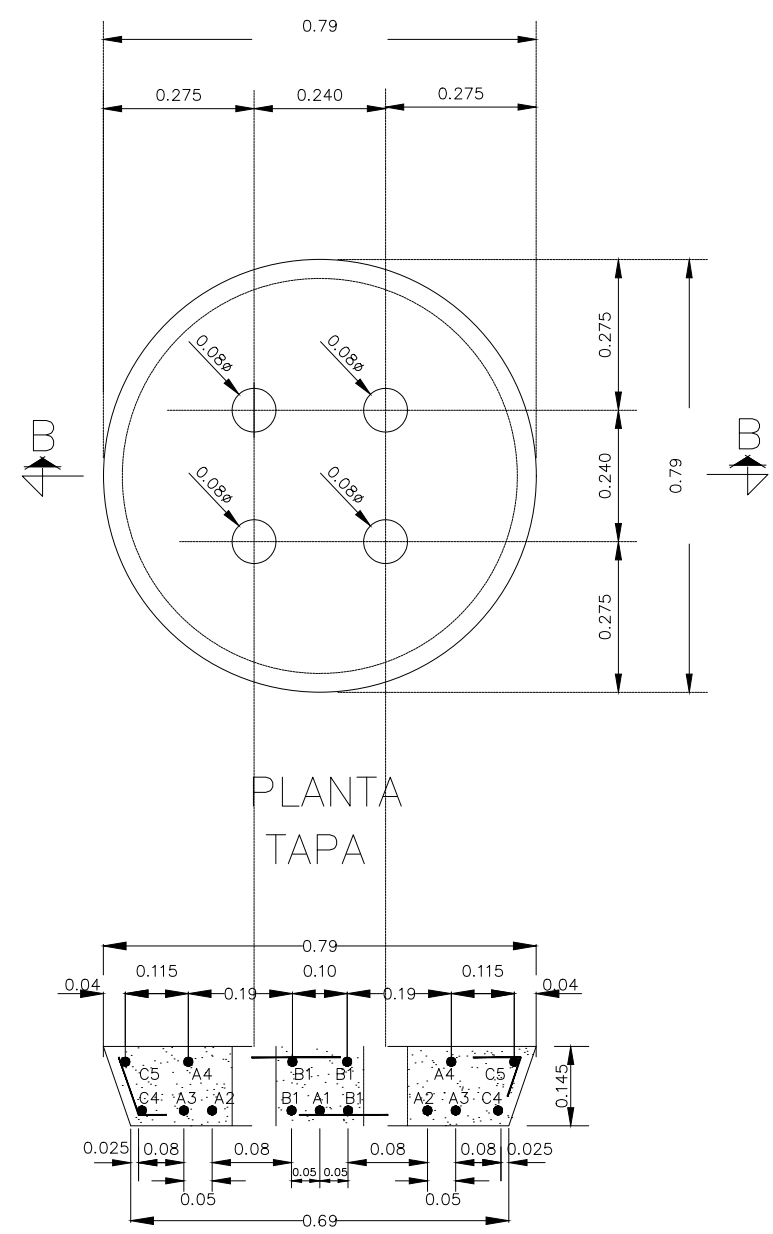


TAPA

CORTE B-B

NOTAS

- * Acotaciones en metros excepto las indicadas en otra unidad.
- * El concreto será vibrado y curado con una membrana y deberá tener un revenimiento de 8 a 10 cm, el tamaño máximo del agregado será de 19 mm (3/4").
- * Acero de refuerzo de $f_y = 4,200 \text{ kg/cm}^2$.
- * Concreto de $f'c = 200 \text{ kg/cm}^2$.

DETALLE DE ZANJA

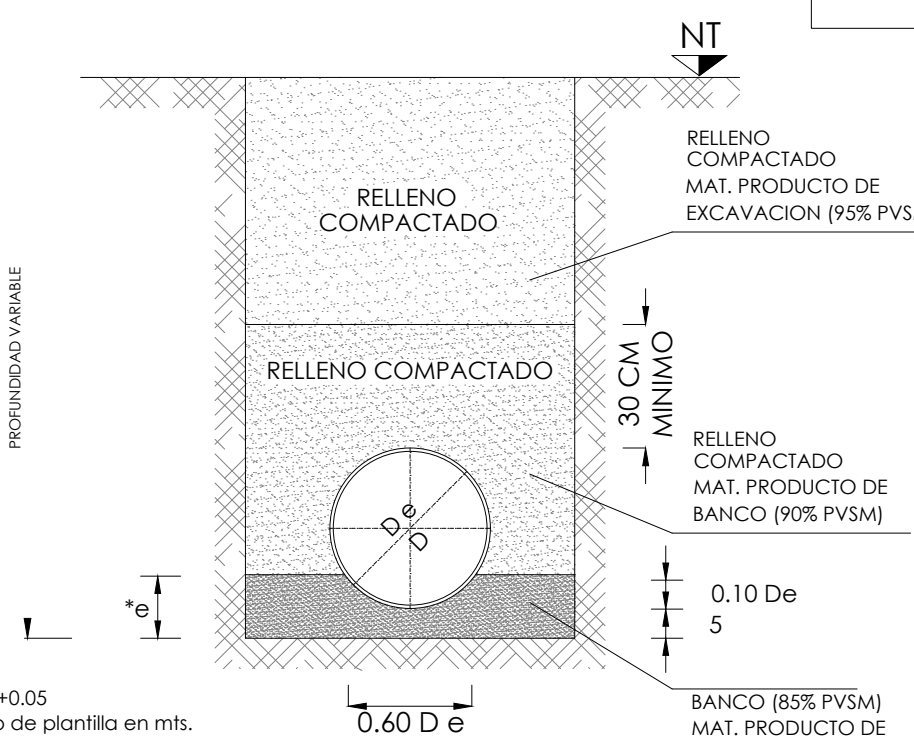

$e = 0.10 \text{ De} + 0.05$
 $e =$ ancho de plantilla en mts.


SECCION DE CONSTRUCCION
CONDICION ZANJA
CAMA CLASE "B" $f'c = 1.90$
SIN ESCALA

DATOS DE ZANJA			
DIAMETRO NOMINAL (D)		ANCHO	PROF. MIN.
CMS	PULG.	CMS.	CMS.
76	30	150	185
61	24	130	165
50	20	125	155
45	18	110	145
40	16	100	135
35	14	90	130
30	12	85	125
25	10	80	120
20	8	75	115
15	6	70	110
10	4	60	110

LISTA DE VARILLAS PARA EL BROCAL Y TAPA									
TIPO	No.	Ø	a.	b.	c.	d.	e.	f(m)	L(m)
BROCAL									
C ₁	1	3/8"	3.33	1.06				0.10	3.43
C ₂	1	3/8"	2.38	0.76				0.10	2.48
C ₃	1	3/8"	2.82	0.90				0.10	2.92
D ₁	8	1/4"	0.15	0.14				0.08	0.51
TAPA									
A ₁	2	3/8"	0.53					0.13	0.79
A ₂	4	3/8"	0.47					0.13	0.73
A ₃	4	3/8"	0.37					0.13	0.63
A ₄	4	3/8"	0.47					0.13	0.73
B ₁	4	3/8"	0.75	0.65	0.12	0.11		0.10	1.65
C ₄	1	3/8"	2.01	0.64				0.10	2.11
C ₅	1	3/8"	2.23	0.71				0.10	2.33

CANTIDADES DE OBRA

CONCEPTO	UNIDAD	CANTIDAD		
		BROCAL	TAPA	TOTAL
Concreto $f'c = 200 \text{ kg/cm}^2$	m ³	0.108	0.064	0.172
Acero de Refuerzo $f_y = 4200 \text{ kg/cm}^2$	Kg	1.1	—	1.1
Varillas 1/4"	Kg	3.0	12.4	17.4

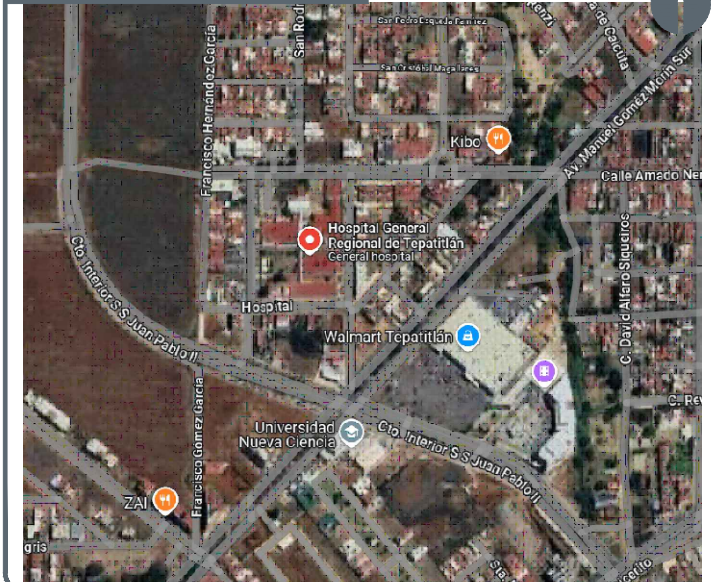

NOTAS:

- Colector Pluvial
- Pozo de visita común
- Pozo con caída
- Línea de Drenaje Pluvial Ø6"
- Coladera de Azotea
- Bajante Pluvial
- Rejilla para Canal Pluvial

AUTORIZACIÓN:

Ing. David Miguel Zamora Bueno
Secretario de Infraestructura y Obra Pública del Estado de Jalisco

Mtro. Joel Iván Zúñiga Gosalvez
Director General de Proyectos de Ingeniería

Ing. Raúl Fletes López
Director de Proyectos Hidráulicos

DATOS GENERALES

Localización: Calle Amado Nervo #1025, La Gloria, C.P. 47670, Tepatlán de Morelos.

Municipio: Tepatlán de Morelos, Jal.

PROYECTO:

REHABILITACIÓN DEL ÁREA DE CONSULTA DE URGENCIAS Y CIRCULACIONES EN EL HOSPITAL REGIONAL DE TEPATLÁN DE MORELOS, EN EL MUNICIPIO DE TEPATLÁN DE MORELOS, JALISCO.

CONTENIDO:

Detalles de Instalación Pluvial

ESCALA:

1: 150

FECHA:

SEPTIEMBRE 2026

CLAVE DE PLANO:


PG-DP-13

HOSPITAL REGIONAL TEPATLÁN DE MORELOS SIOP-E-SMAFDR-OB-LP-0770-2026



01 DETALLES: INSTALACIÓN PLUVIAL

S/E

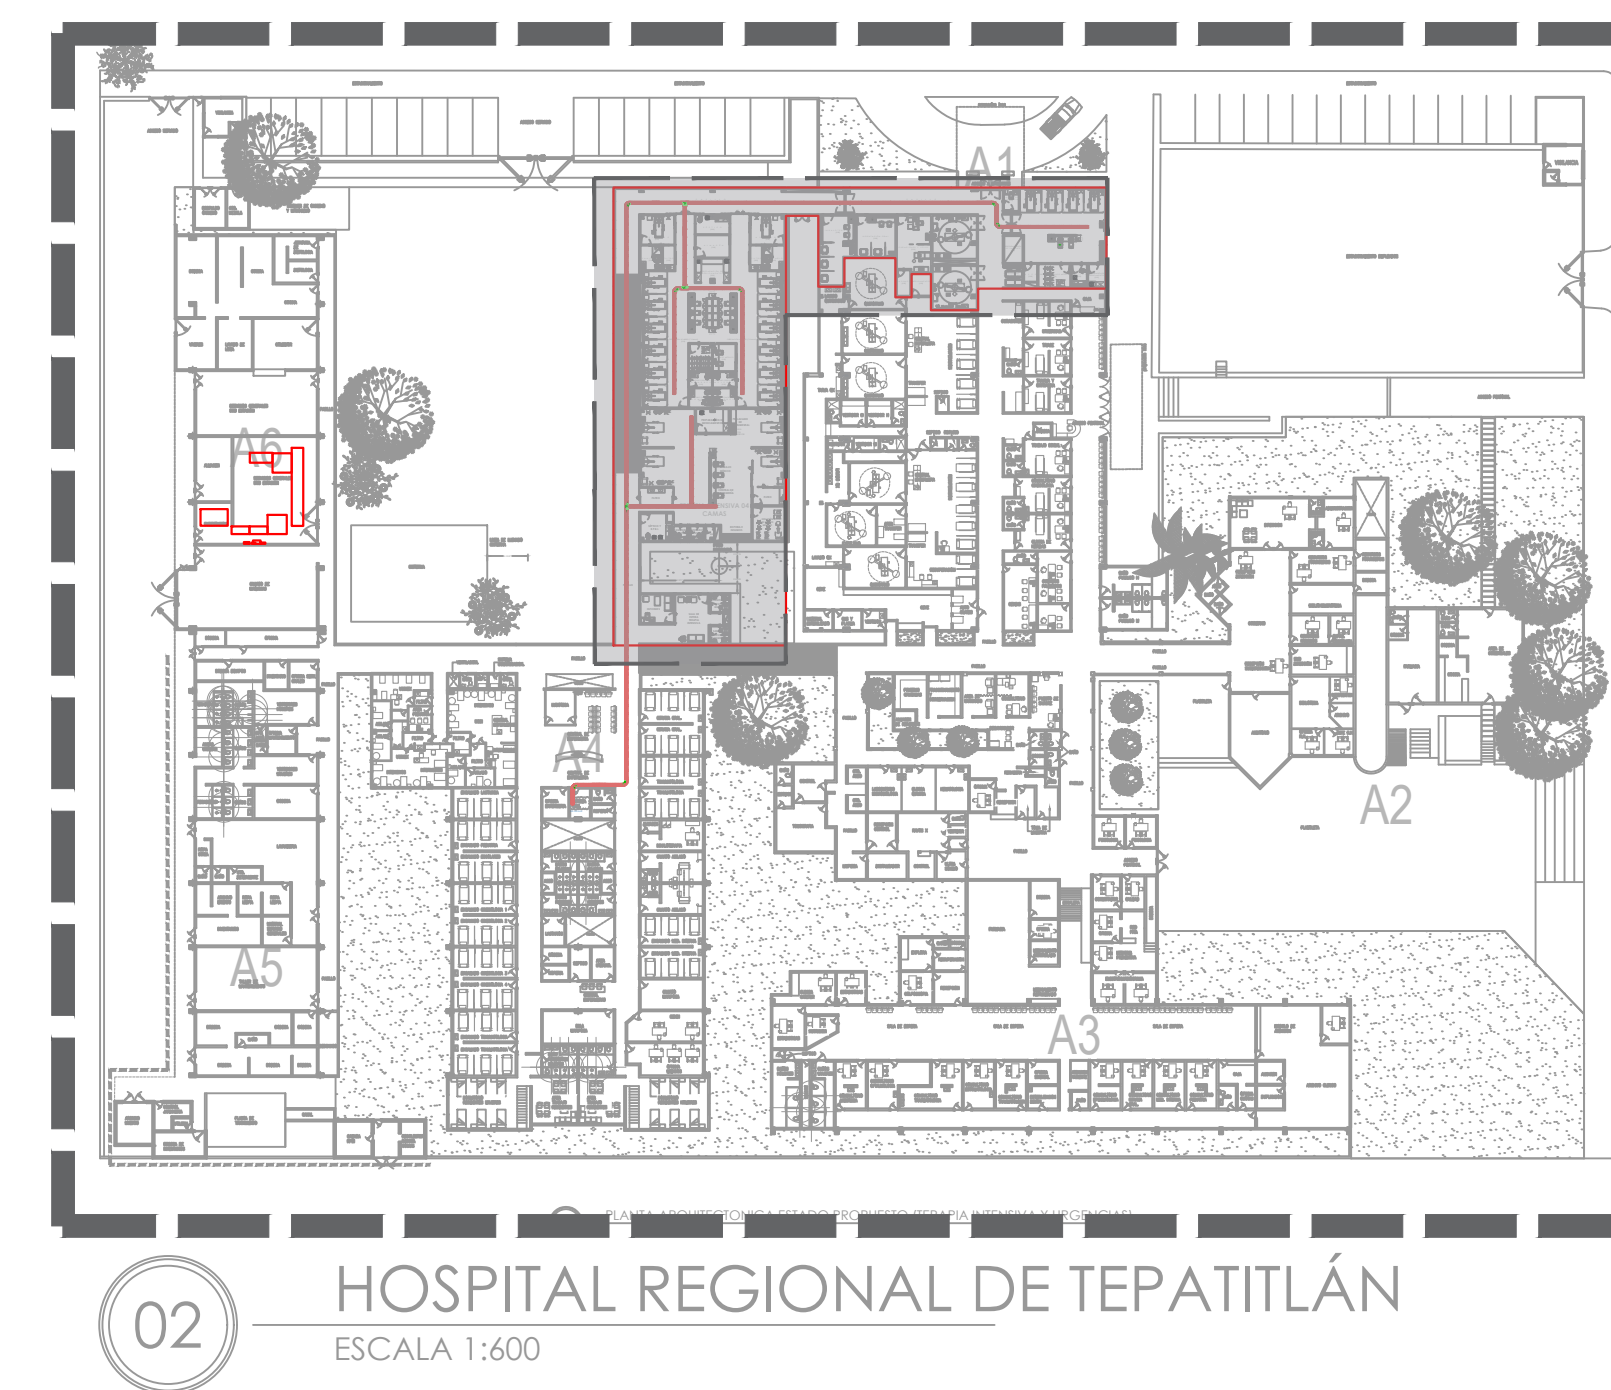

NOTAS:

SIMBOLOGIA DEL SISTEMA ENFERMO-ENFERMERA

[illegible]

AUTORIZACIÓN:

Mtro. David Miguel Zamora Bueno Secretario de Infraestructura y Obra Pública	
Mtro. Joel Iván Zúñiga Gosálves Director General de Proyectos de Ingeniería	Ing. Fco Luciano Valdez Román Dirección de Proyectos de Infraestructura Eléctrica y Mecánica.

DATOS GENERALES

Localización: Calle Amado Nervo #1025, La Gloria, C.P. 47670, Tepatitlan de Morelos.

Municipio: Tepatitlan de Morelos, Jal.

PROYECTO:

REHABILITACIÓN DEL ÁREA DE CUBÍCULOS DE CHOQUE, INHALOTERAPIA, HIDRATACIÓN ORAL, CURACIONES Y YESOS EN EL HOSPITAL REGIONAL DE TEPATITLÁN DE MORELOS, EN EL MUNICIPIO DE TEPATITLÁN DE MORELOS, JALISCO.

CONTENIDO

PACIENTE ENFERMERA

ESCALA:

INDICADA



FECHA:

SEPTIEMBRE 2026


CLAVE DE PLANO:

PE-01



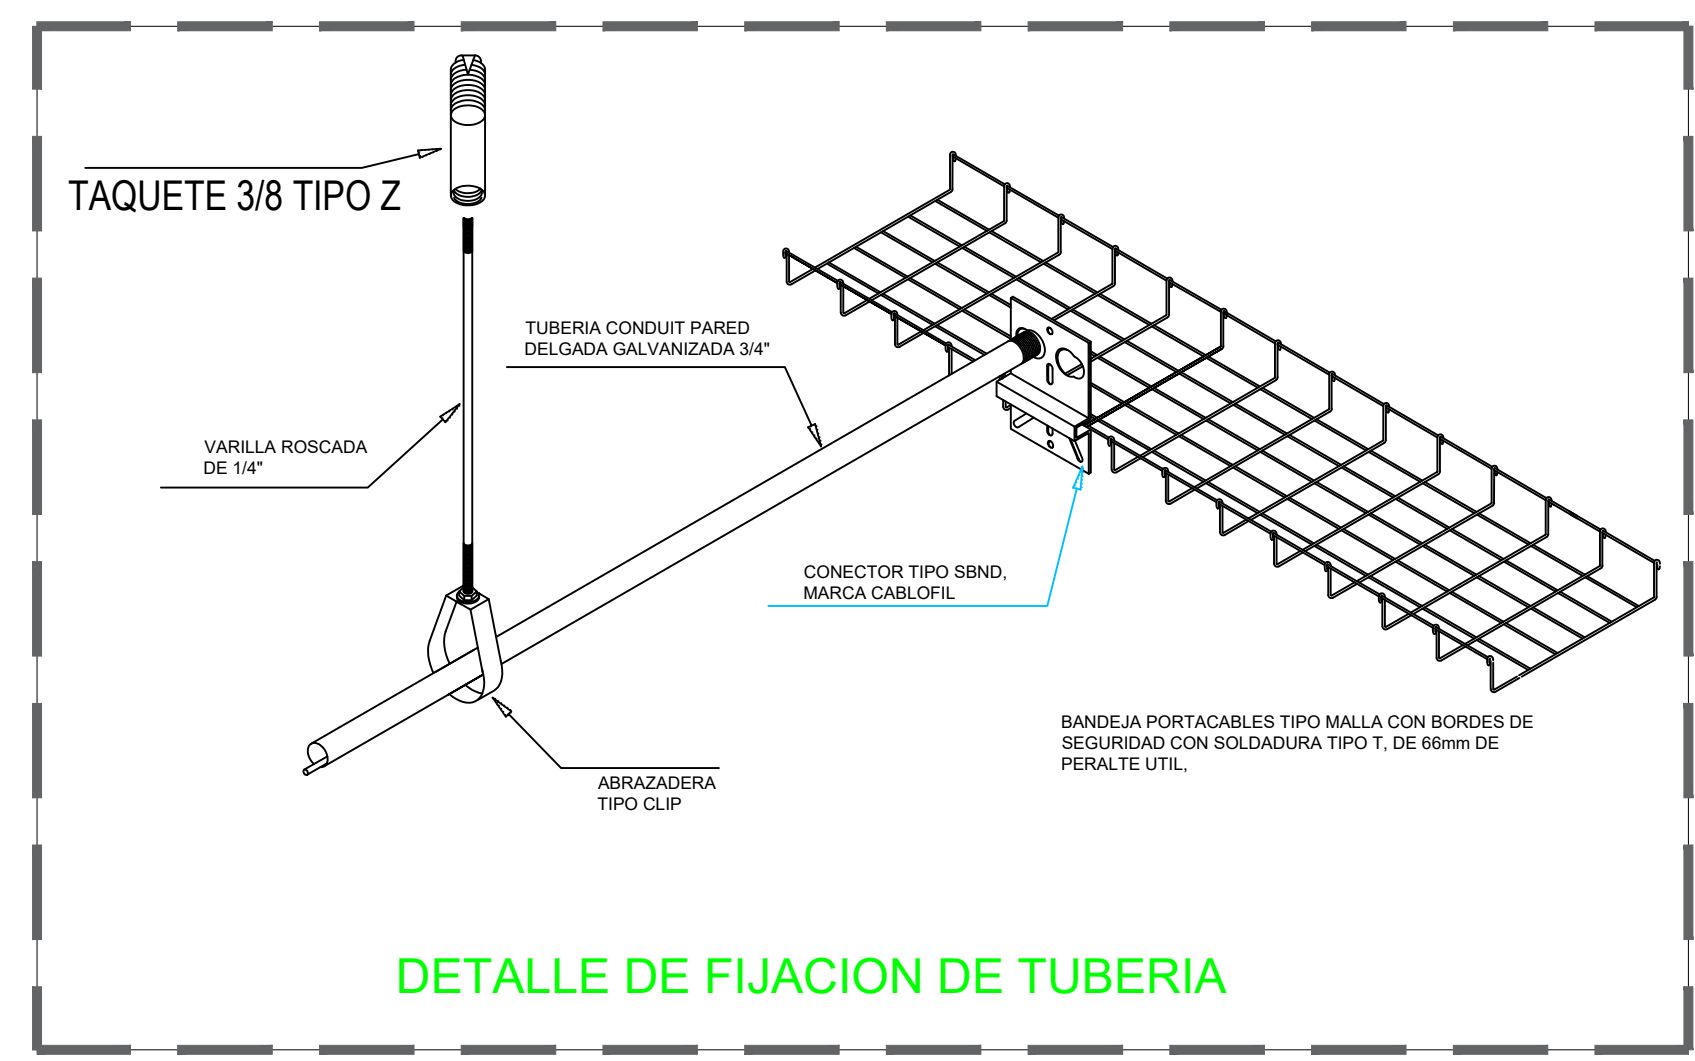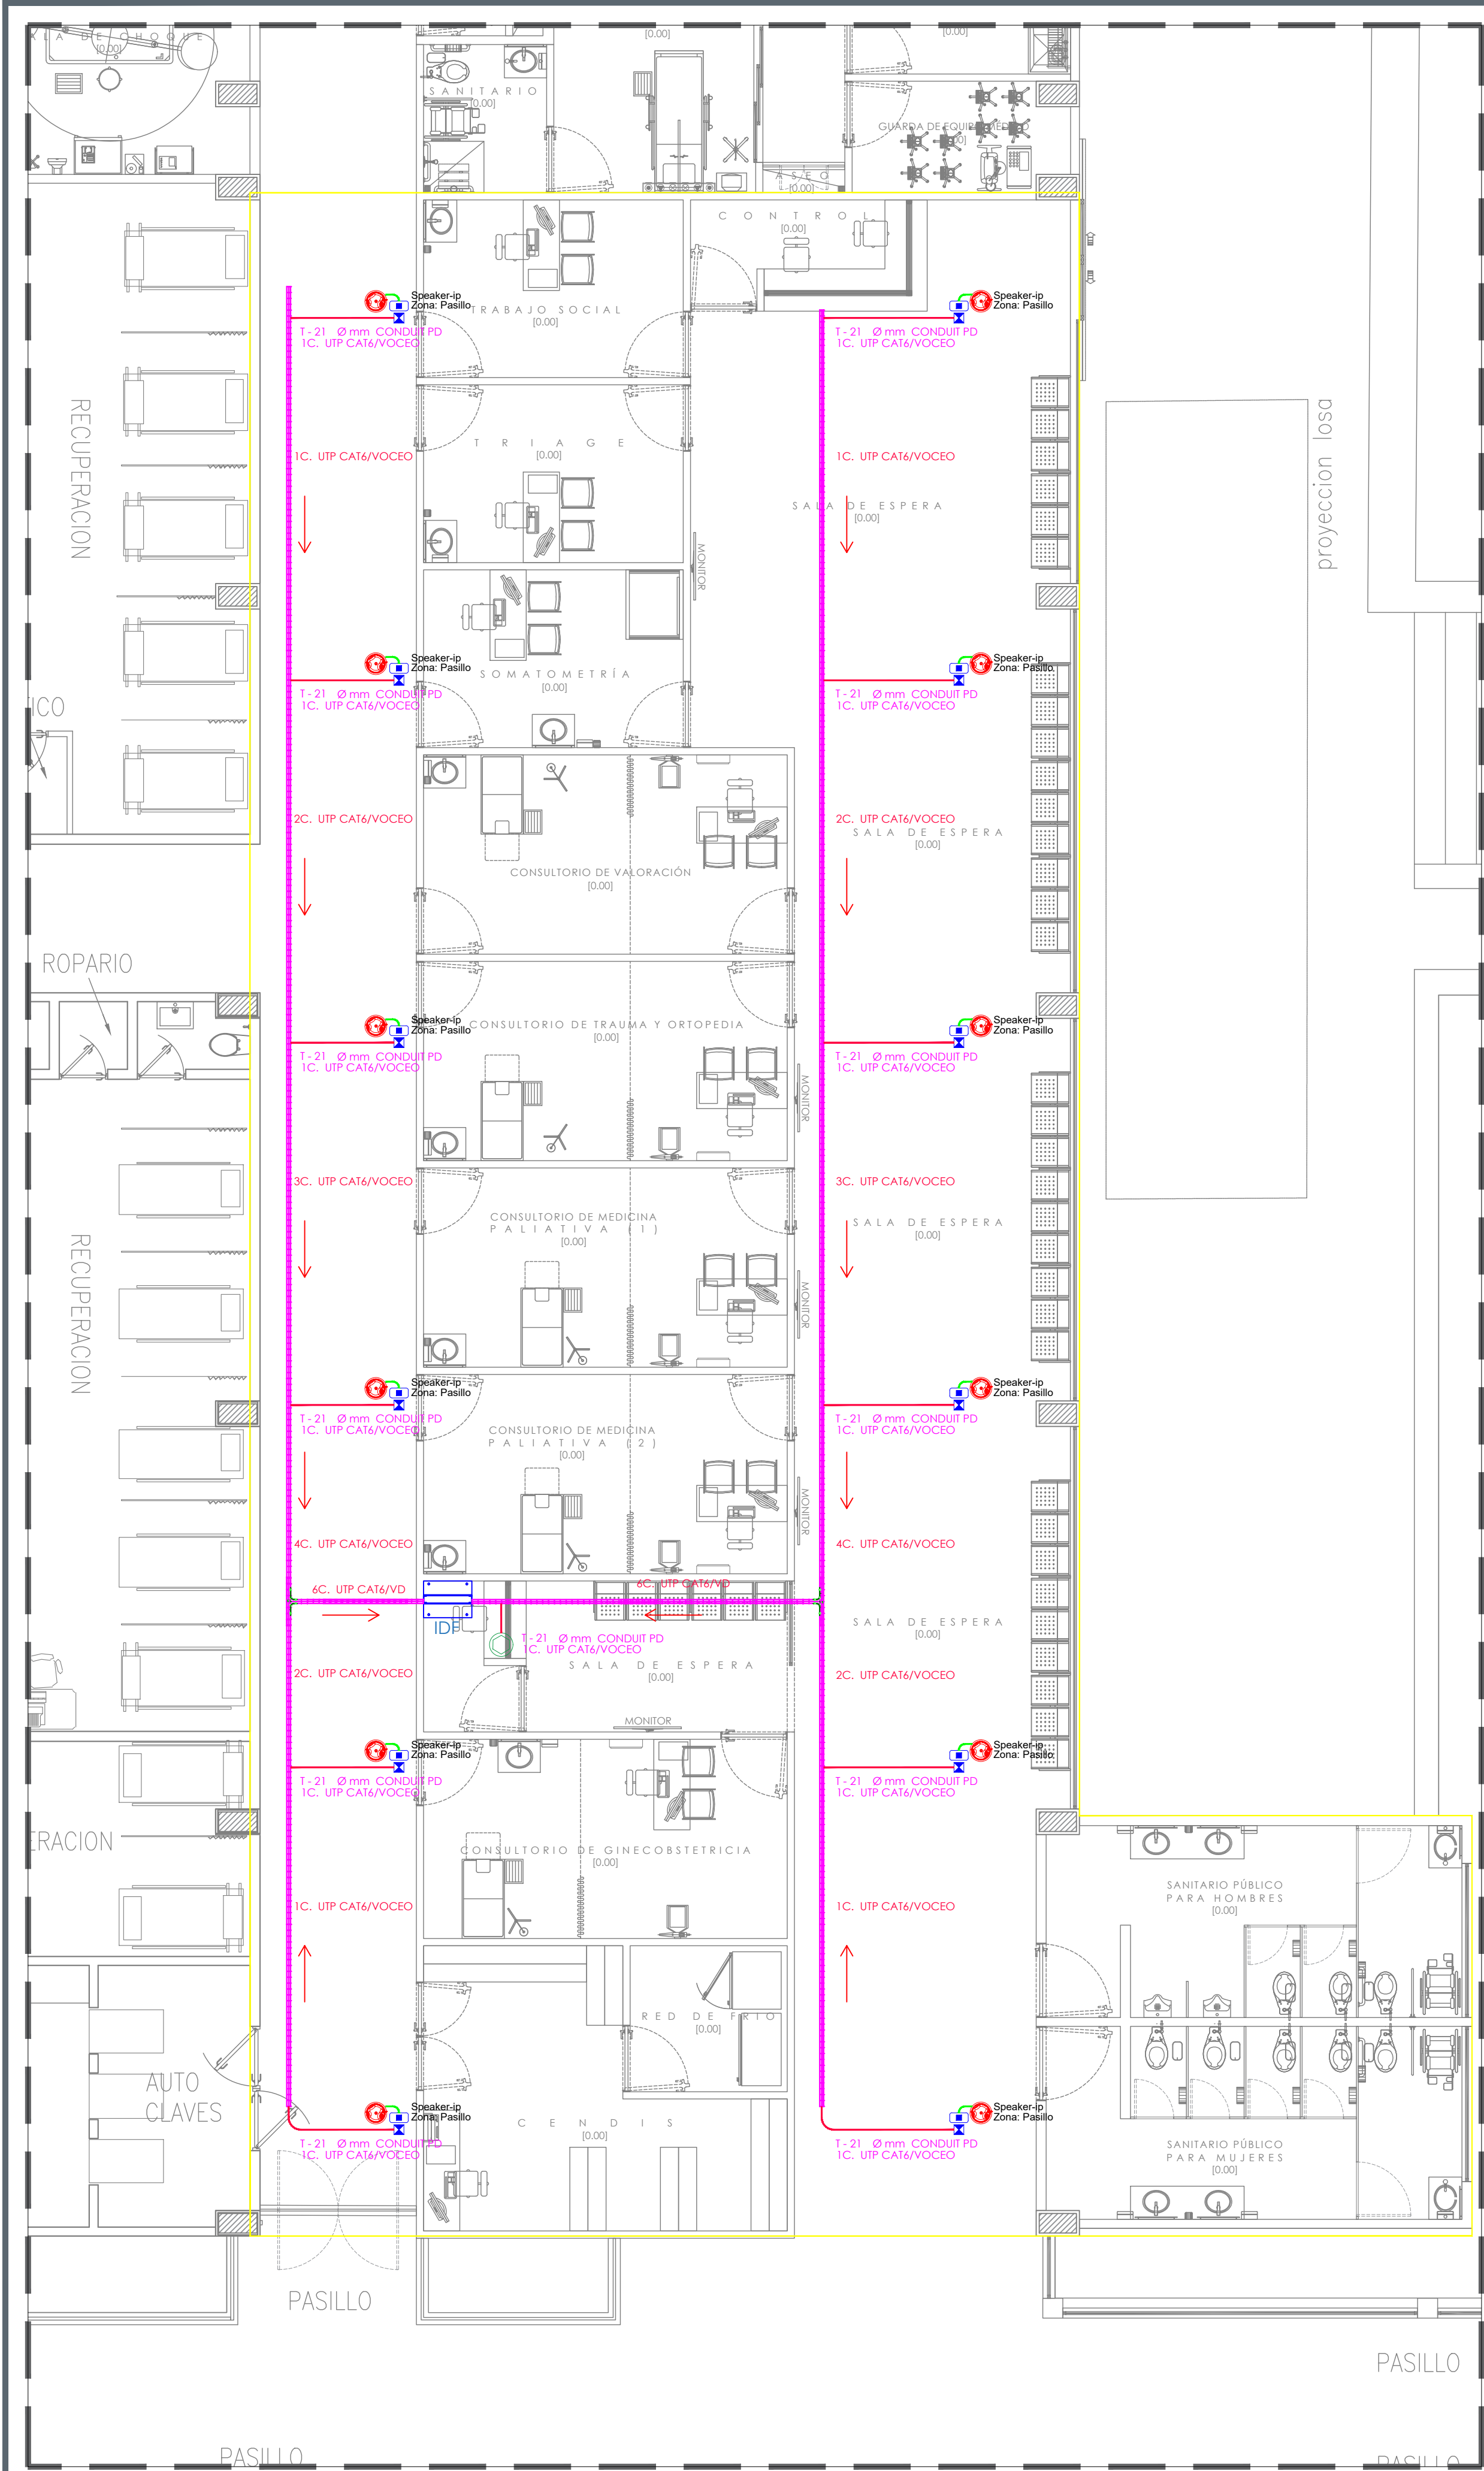

DETALLE DE FIJACION DE TUBERIA

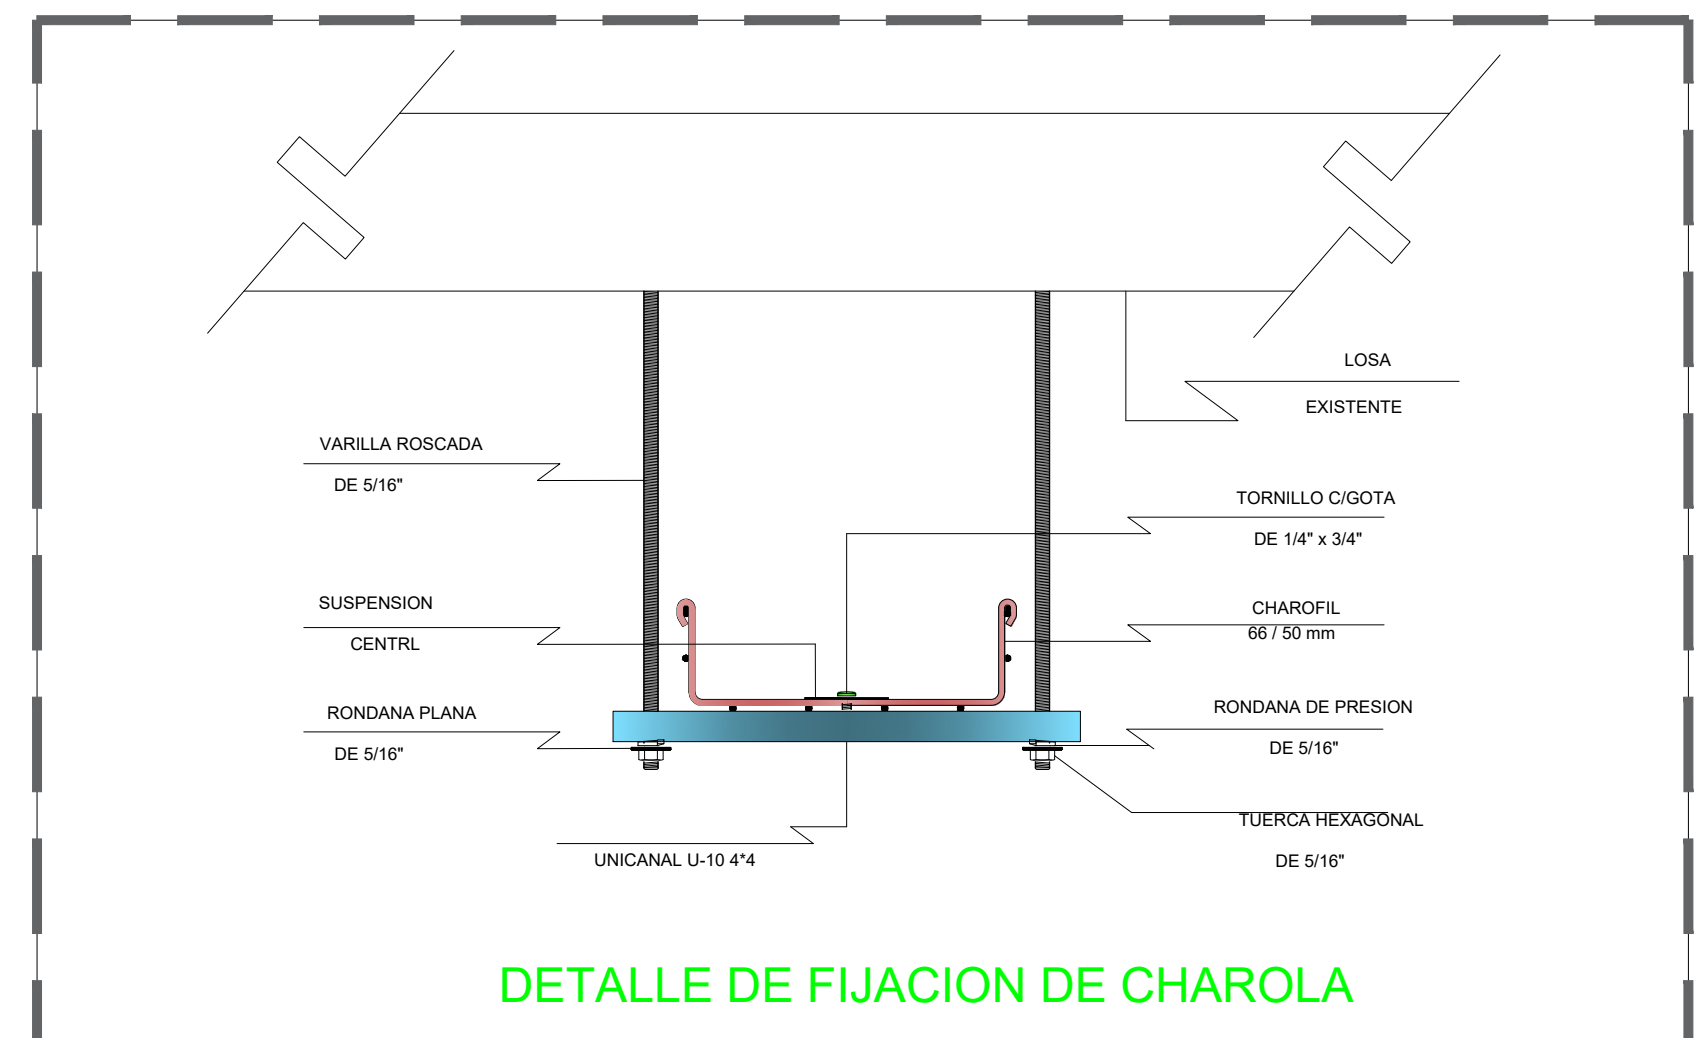

DETALLE DE FIJACION DE CHAROLA



NOTAS:	
SIMBOLOGIA DE ACCESORIOS	
	BOCINA IP MARCA HANWHA MODELO: SPA-C100W
	PLACA DE DATOS CON CONECTOR RJ45 CAT 6
	REGISTRO RECTANGULAR PARA CONEXIONES ELÉCTRICAS
	INDICA TRAYECTORIA DE TUBERIA POR PLAFON O LOSA.
	INDICA SITE
	CHAROLA TIPO MALLA MCA. CHAROFIL 66 / 50 mm
	MICROFONO MARCA HANWHA MODELO: SPA-M2000
	LATIGUILLO UTP CAT6

AUTORIZACIÓN:
Ing. Joel Iván Zúñiga Gosálvez Director General de Proyectos de Ingeniería
Ing. Francisco Luciano Valdez Román Dirección de Proyectos de Infraestructura Eléctrica y Mecánica

DATOS GENERALES
Localización: Calle Amado Nervo #1025, La Gloria, C.P. 47670, Tepatlilán de Morelos
Municipio: Tepatlilán de Morelos, Jal.






PROYECTO:
REHABILITACIÓN DEL ÁREA DE CONSULTA DE URGENCIAS Y CIRCULACIONES EN EL HOSPITAL REGIONAL DE TEPATITLÁN DE MORELOS, EN EL MUNICIPIO DE TEPATITLÁN DE MORELOS, JALISCO.

CONTENIDO:
INSTALACIÓN DE VOCEO-AMPLIACIÓN

ESCALA:	FECHA:	CLAVE DE PLANO:
1:75	SEPTIEMBRE 2026	VO-01



HOSPITAL REGIONAL TEPATITLÁN DE MORELOS SIOP-E-SMAFDR-OB-LP-0770-2026

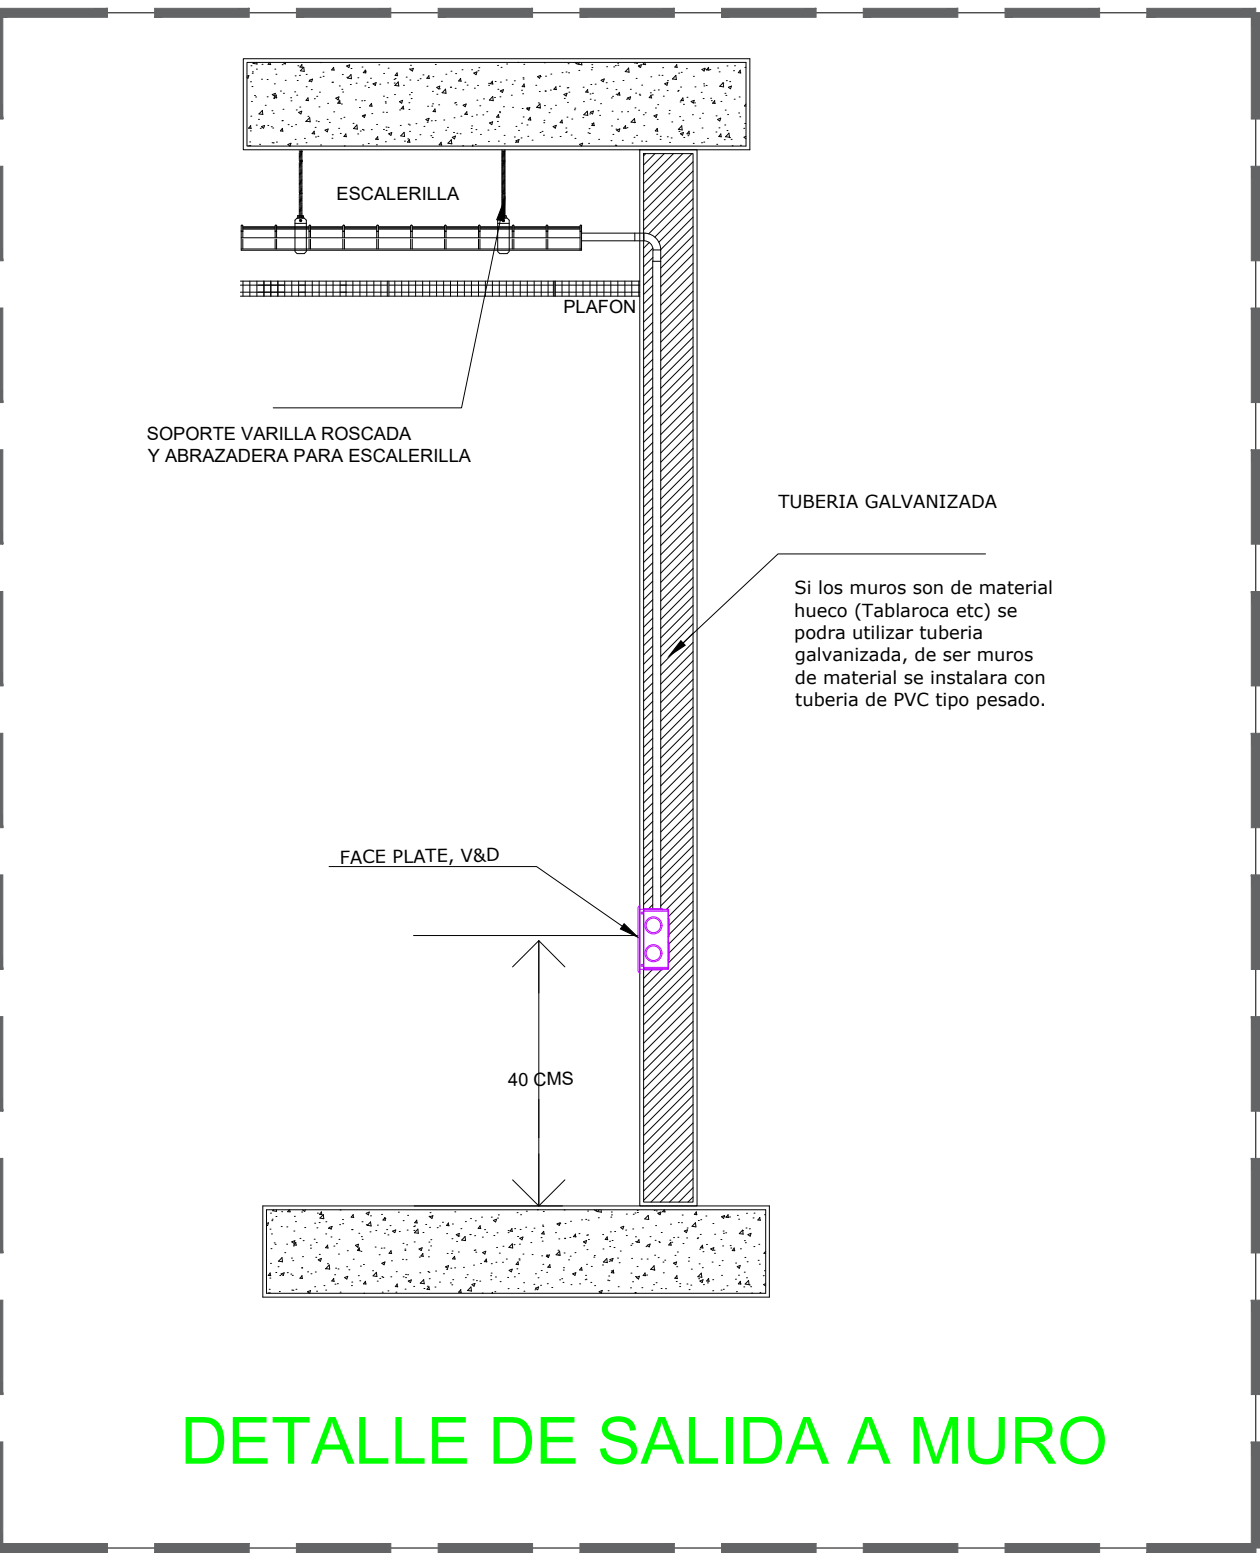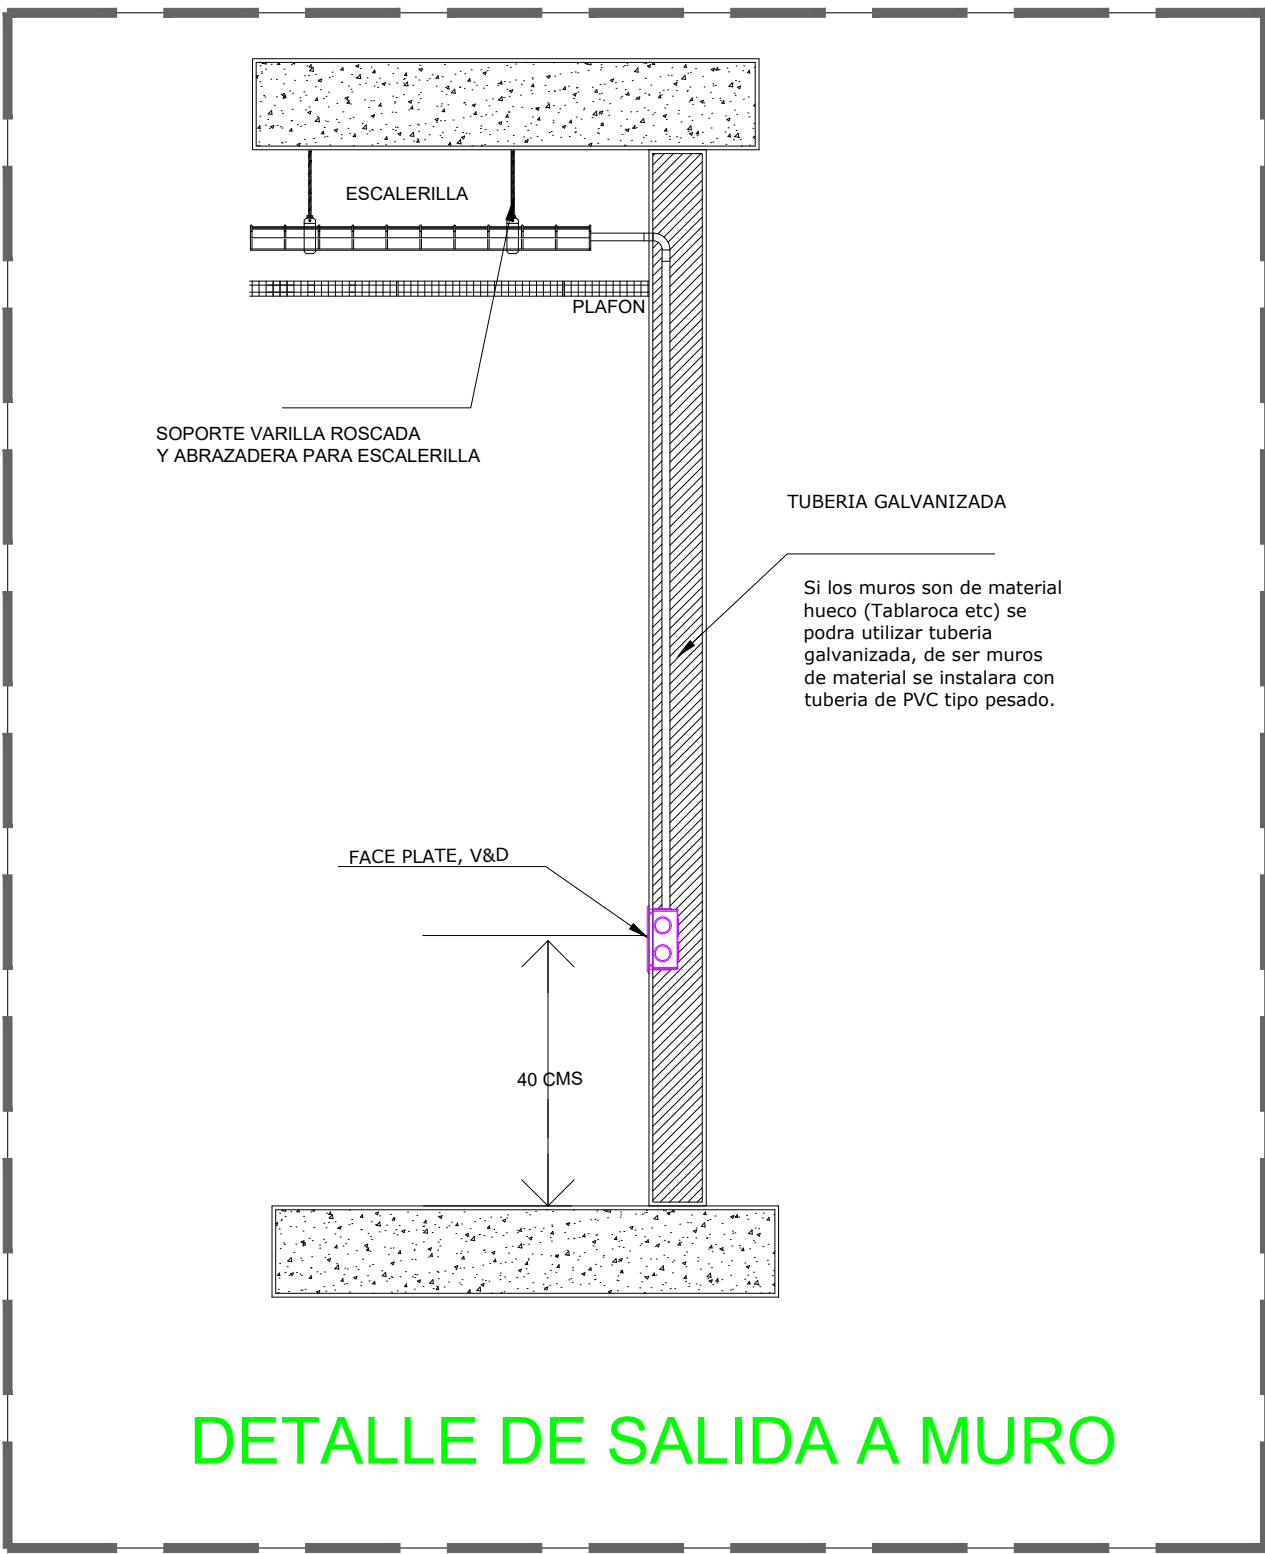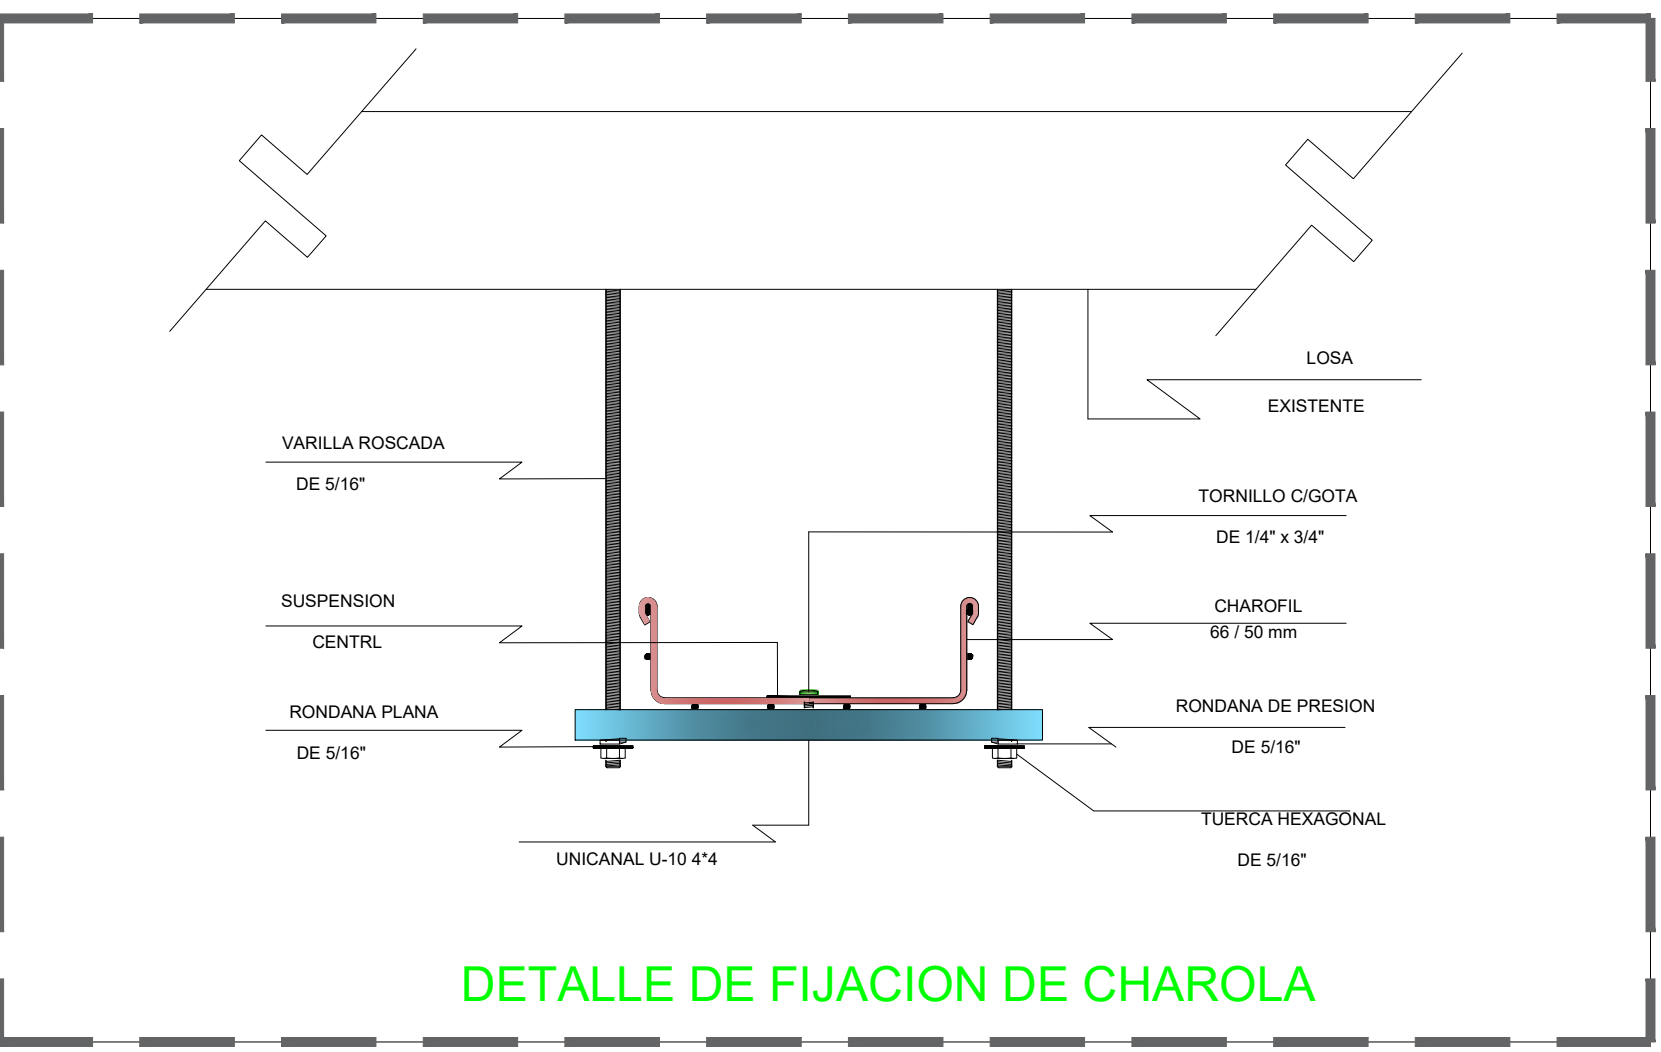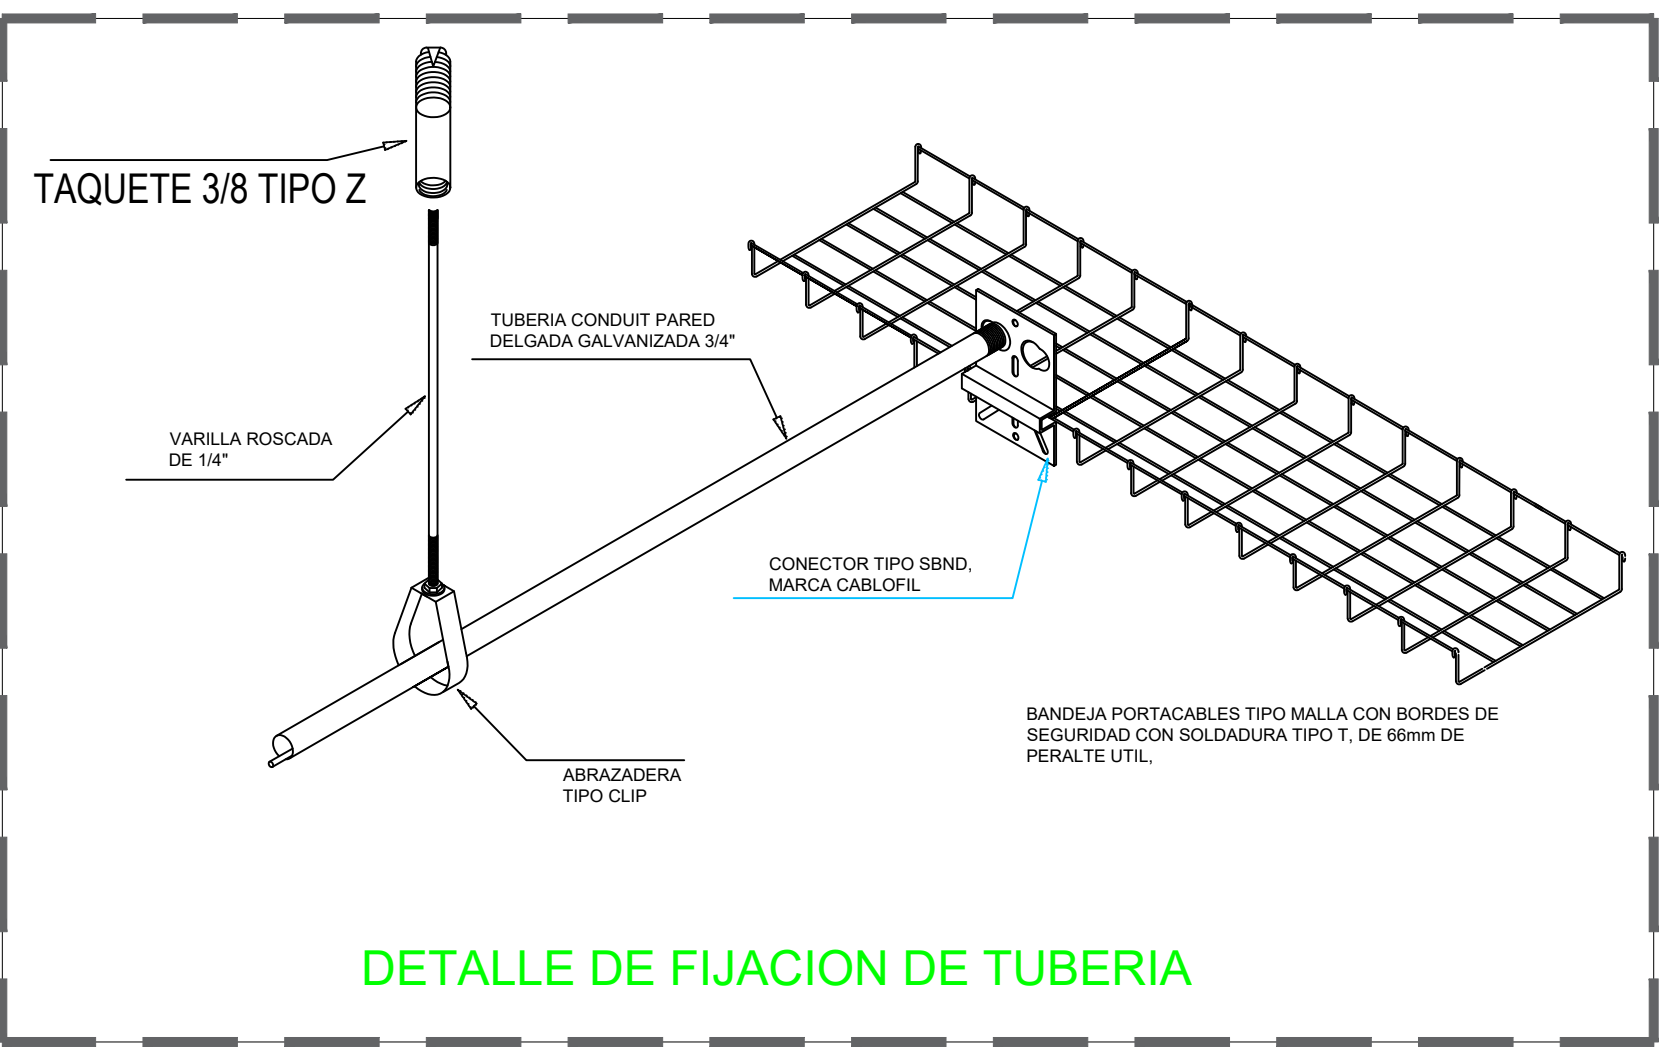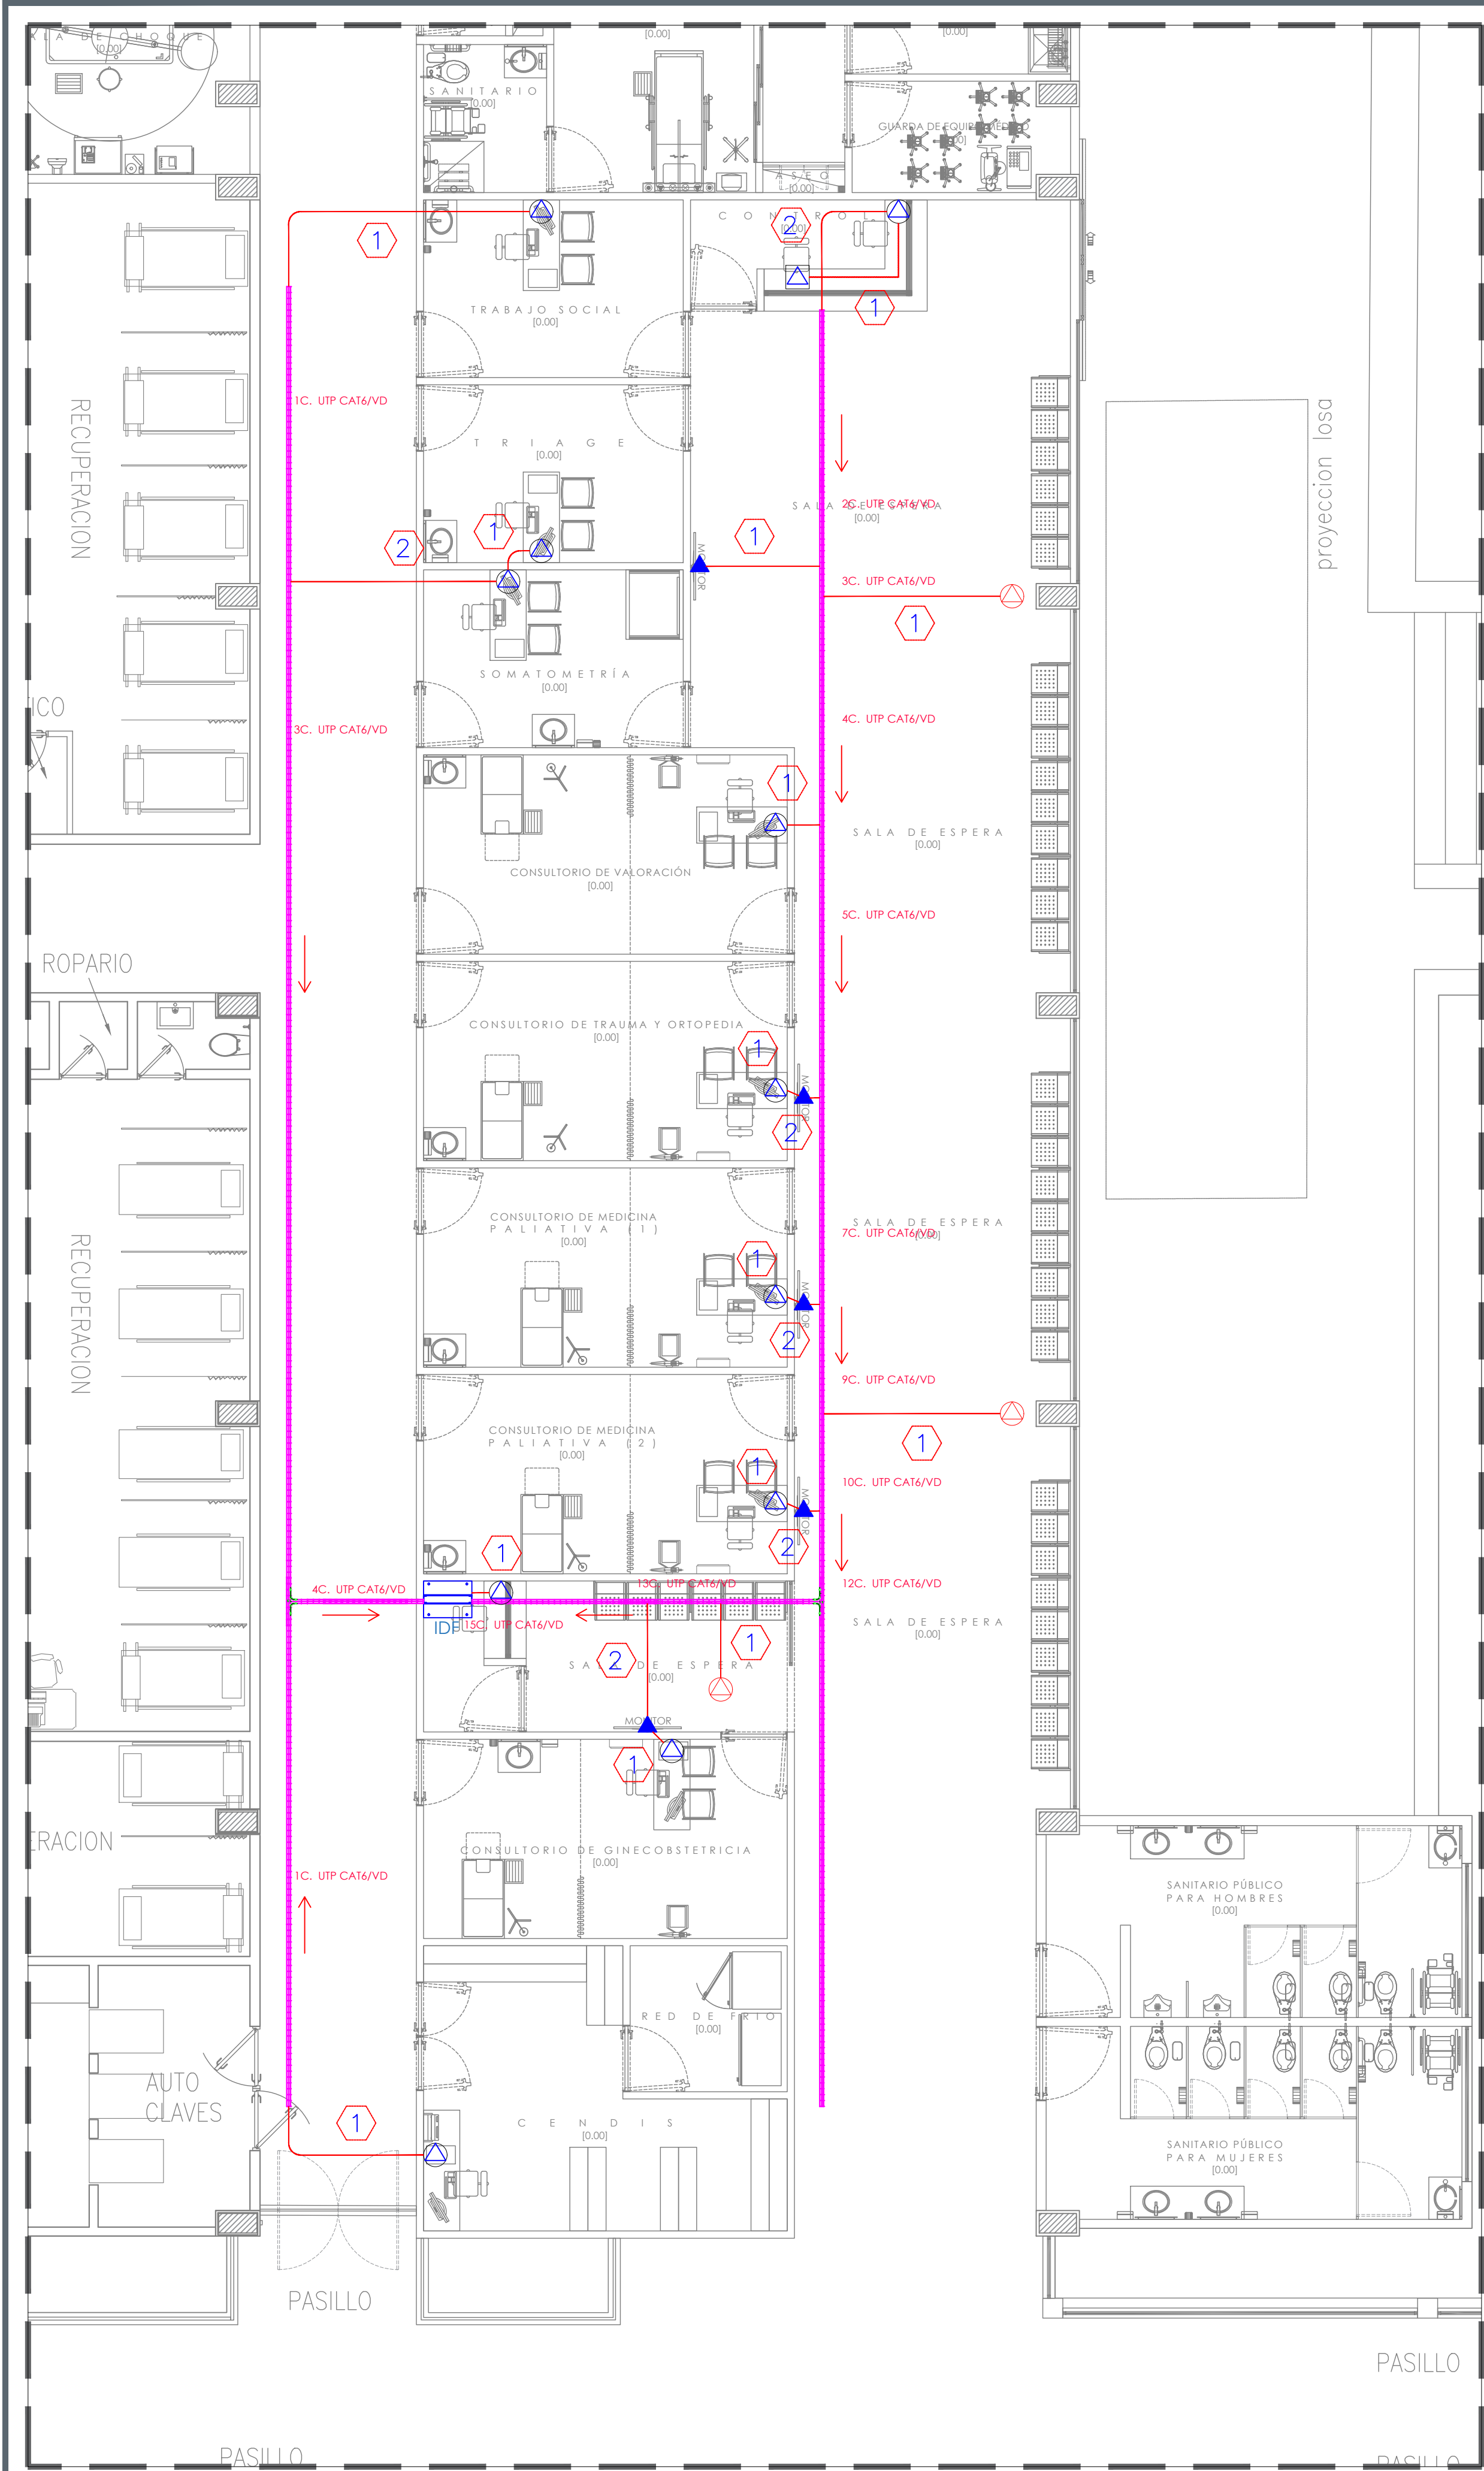

NOTAS:

SIMBOLOGIA DE ACCESORIOS

- INDICA SALIDA DE DATOS EN MURO
- INDICA SALIDA DE DATOS EN PISO
- INDICA SALIDA SENCILLA DE ACCESS POINT
- INDICA SALIDA DE DATOS EN PLAFON PARA TV
- INDICA TRAYECTORIA DE TUBERIA POR PLAFON O LOSA
- INDICA TRAYECTORIA DE TUBERIA POR PISO
- INDICA IDF
- CHAROLA TIPO MALLA MCA CHAROFIL 66 / 50 mm

CEDULA DE CABLEADO VOZ Y DATOS

CEDULA	CABLES UTP	TUBERIA
1	1-UTPCAT6	PVC 3/4"
2	2-UTPCAT6	PVC 3/4"
3	3-UTPCAT6	PVC 3/4"
4	4-UTPCAT6	PVC 1"
5	5-UTPCAT6	PVC 1"
6	6-UTPCAT6	PVC 1"
7	1-OM3	PVC 2"

AUTORIZACIÓN:

Ing. Joel Iván Zúñiga Gosálvez
Director General de Proyectos de Ingeniería

Ing. Francisco Luciano Valdez Román
Dirección de Proyectos de Infraestructura Eléctrica y Mecánica

DATOS GENERALES

Localización: Calle Amado Nervo #1025, La Gloria, C.P. 47670, Tepatlán de Morelos

Municipio: Tepatlán de Morelos, Jal.

PROYECTO:

REHABILITACIÓN DEL ÁREA DE CONSULTA DE URGENCIAS Y CIRCULACIONES EN EL HOSPITAL REGIONAL DE TEPATILÁN DE MORELOS, EN EL MUNICIPIO DE TEPATILÁN DE MORELOS, JALISCO.

CONTENIDO:

INSTALACIÓN DE VD-AMPLIACIÓN

ESCALA: 1/75

FECHA: SEPTIEMBRE 2026

CLAVE DE PLANO: VD-01

Infraestructura y Obra Pública